


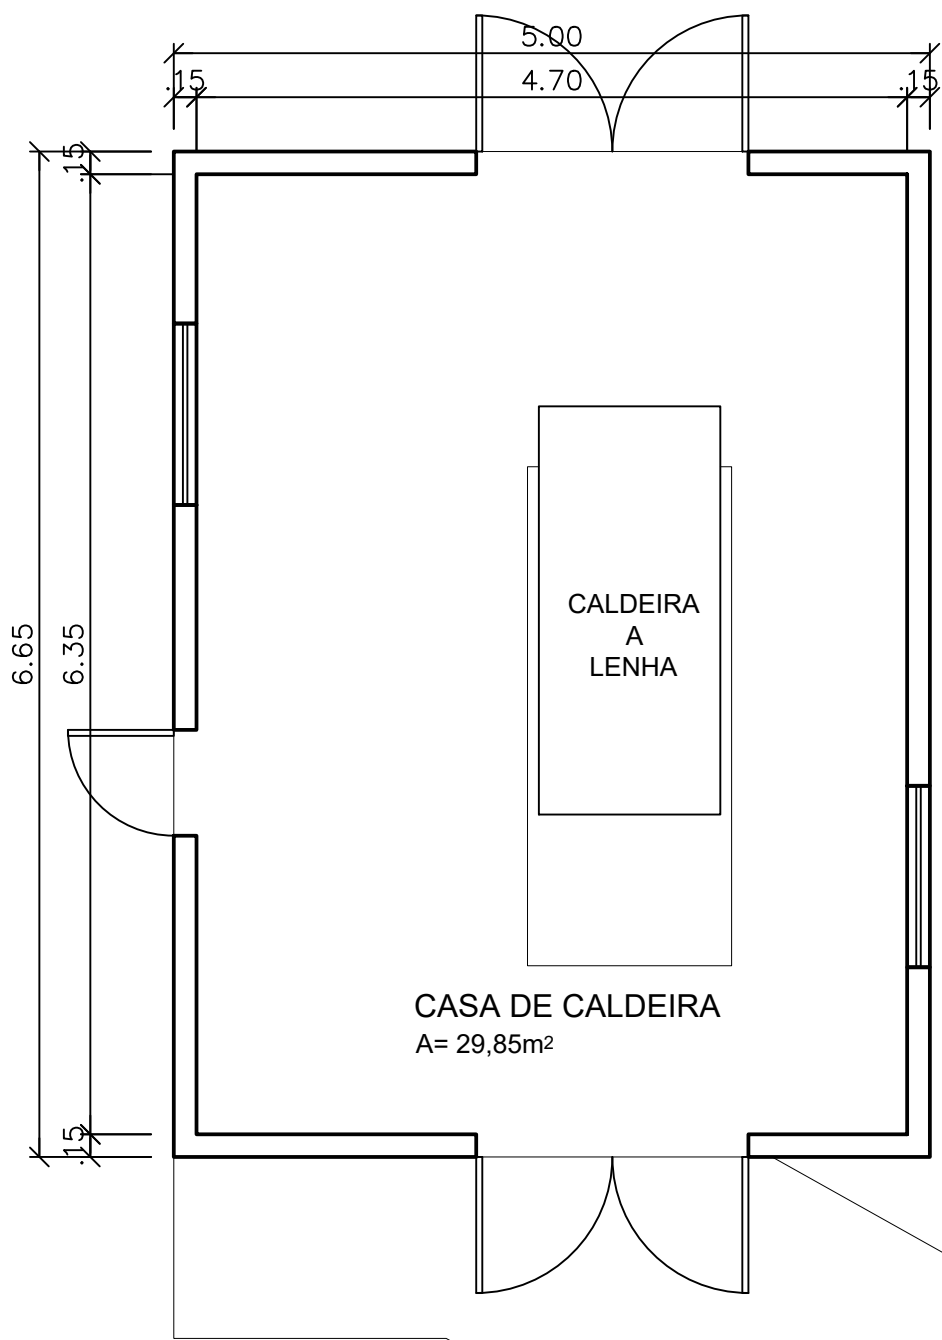


2 PLANTA BAIXA
ESCALA: 1/50

CALÇADA

CALÇADA

2.10

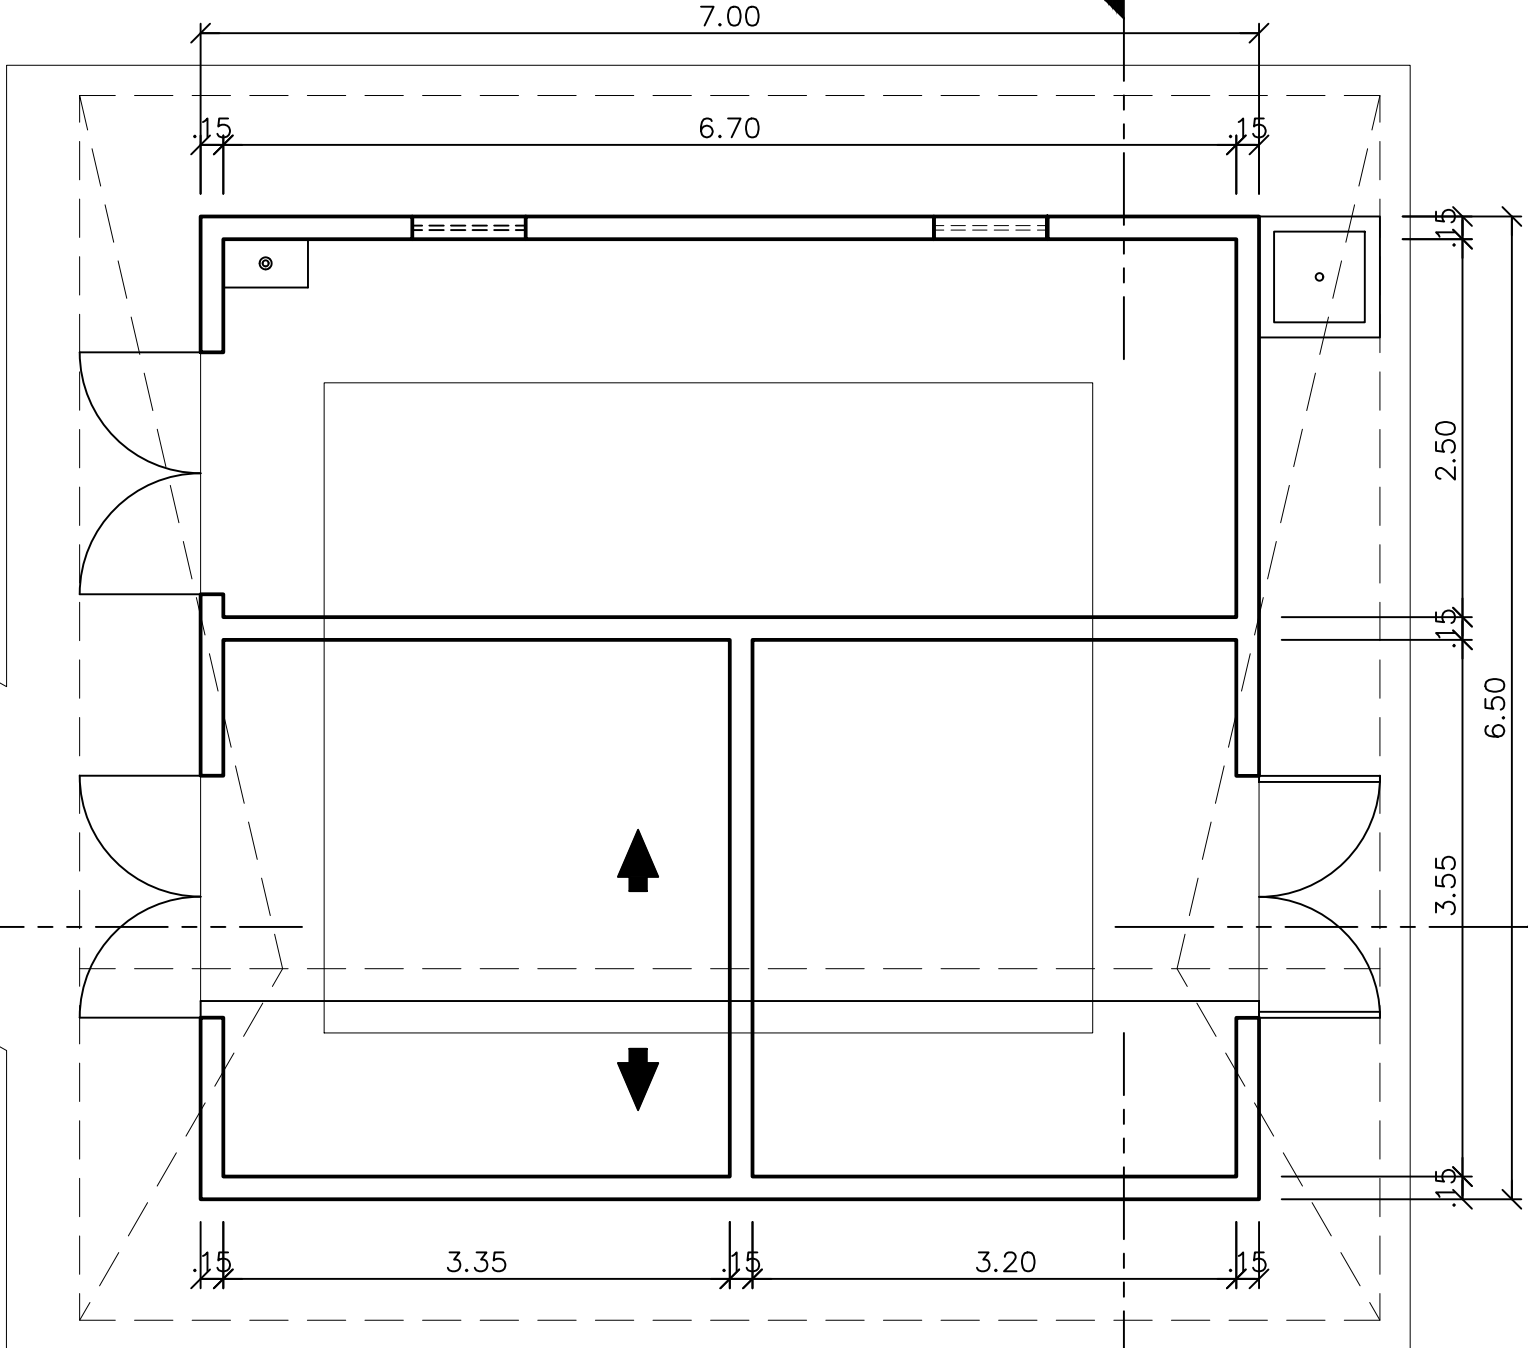

1 PLANTA BAIXA
ESCALA: 1/50

REGISTRO DE ALTERAÇÕES									
REVISÃO	DESENHADO	APROVADO	DESCRIÇÃO/ NOTAS DE ALTERAÇÃO				DATA		
0	Victor Hugo Belo	—	Emissão:				27/07/23		

NOTA 2	—								
NOTA 1	EM CASO DE DÓVIDAS, ENTRAR EM CONTATO COM A DVENG-FE:								
NOTAS									
INDICADORES									
CASA DE CALDEIRA									
SUBSTITUI		UNIDADE	FOLHA	ESCALA	FORMATO	CLASSIFICAÇÃO		REVISÃO	
—		mm	1/1	INDIC.	A1 (841x594)	FE		—	
SUBSTITUIDO POR		—		—		—		—	
—		—		—		—		—	
NÃO REPRODUZIR OU ALTERAR O CONTEÚDO DESTA DOCUMENTO SEM PRÉVIA AUTORIZAÇÃO DA DIVISÃO DE ENGENHARIA DA FÁBRICA DA ESTRELA				APROVAÇÃO		—		DATA DE EMISSÃO	
—				VERIFICAÇÃO		—		—	
—				PROJETO/DESENHO		CARLOS AUGUSTO PAIVA		06/05/2019	
—				—		TÉCNICO INDUSTRIAL ESPECIALIZADO		—	