





MINISTÉRIO DA GESTÃO E DA INOVAÇÃO EM SERVIÇOS PÚBLICOS
Secretaria de Gestão Corporativa
Superintendência Regional de Administração no Estado de Pernambuco
Divisão de Administração e Logística

ANEXO IX


ESTE ANEXO CONTÉM PLANTA GERAL, LOCAÇÃO DA ÁREA, PLANTA BAIXA E CORTE AA, DOS AMBIENTES DO ANDAR TÉRREO, ONDE ESTÃO LOCALIZADOS OS NOBREAKS, A SUBESTAÇÃO ELÉTRICA E A SALA DO GRUPO GERADOR, ONDE SERÁ REALIZADO A CRIAÇÃO DE UM NOVO ACESSO PARA AS FUTURAS MANUTENÇÕES PERIÓDICAS PREVENTIVAS E CORRETIVAS DO GRUPO GERADOR.

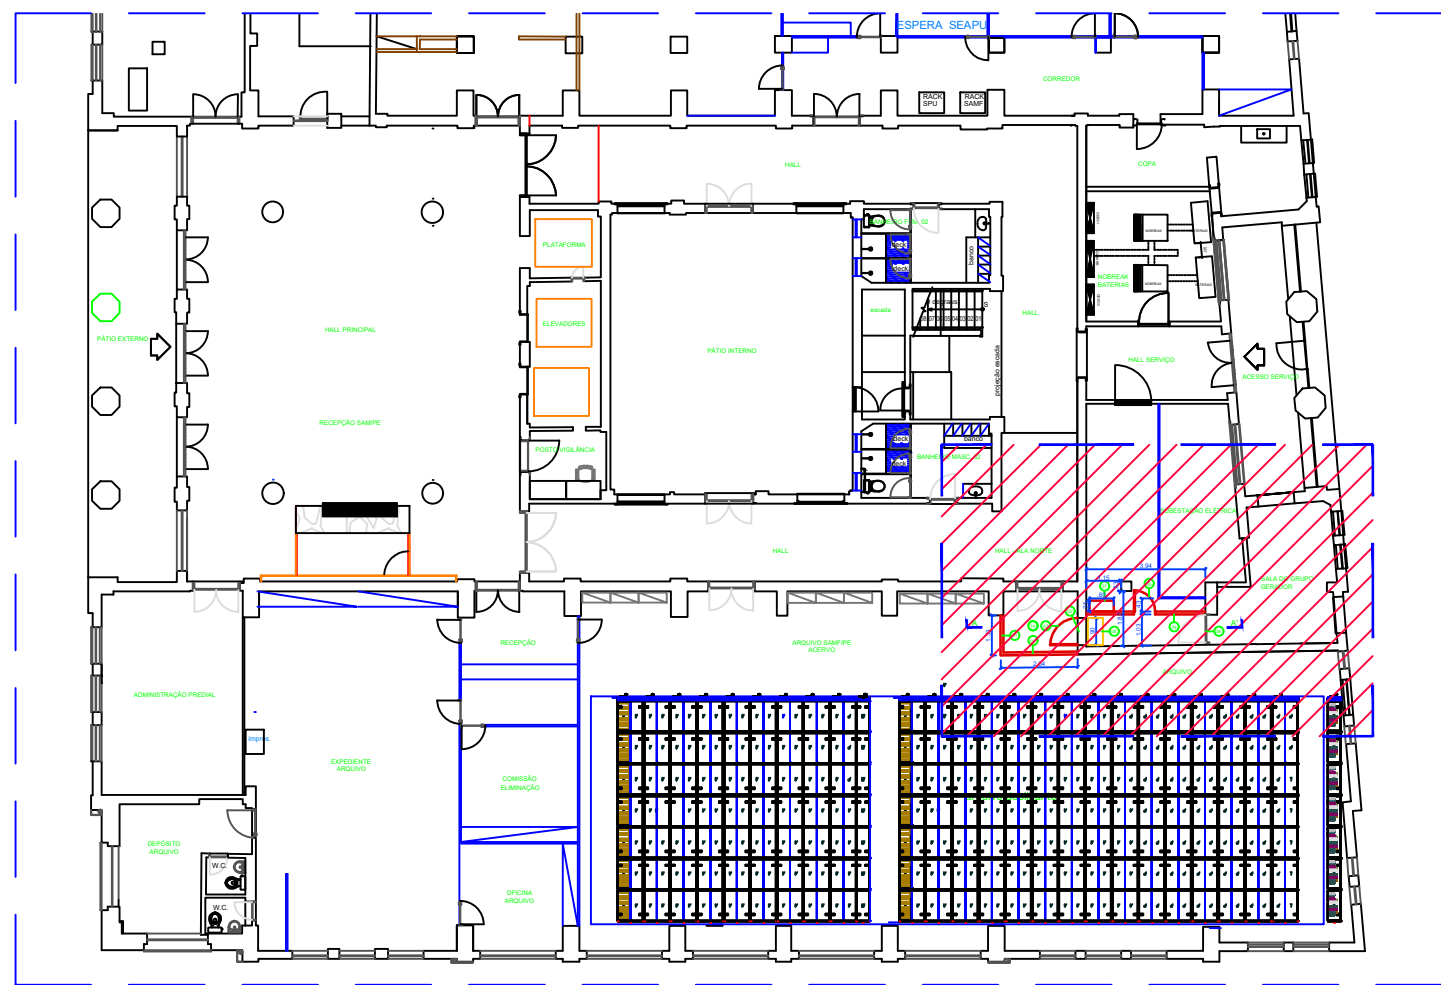

PLANTA GERAL - LOCAÇÃO DA ÁREA

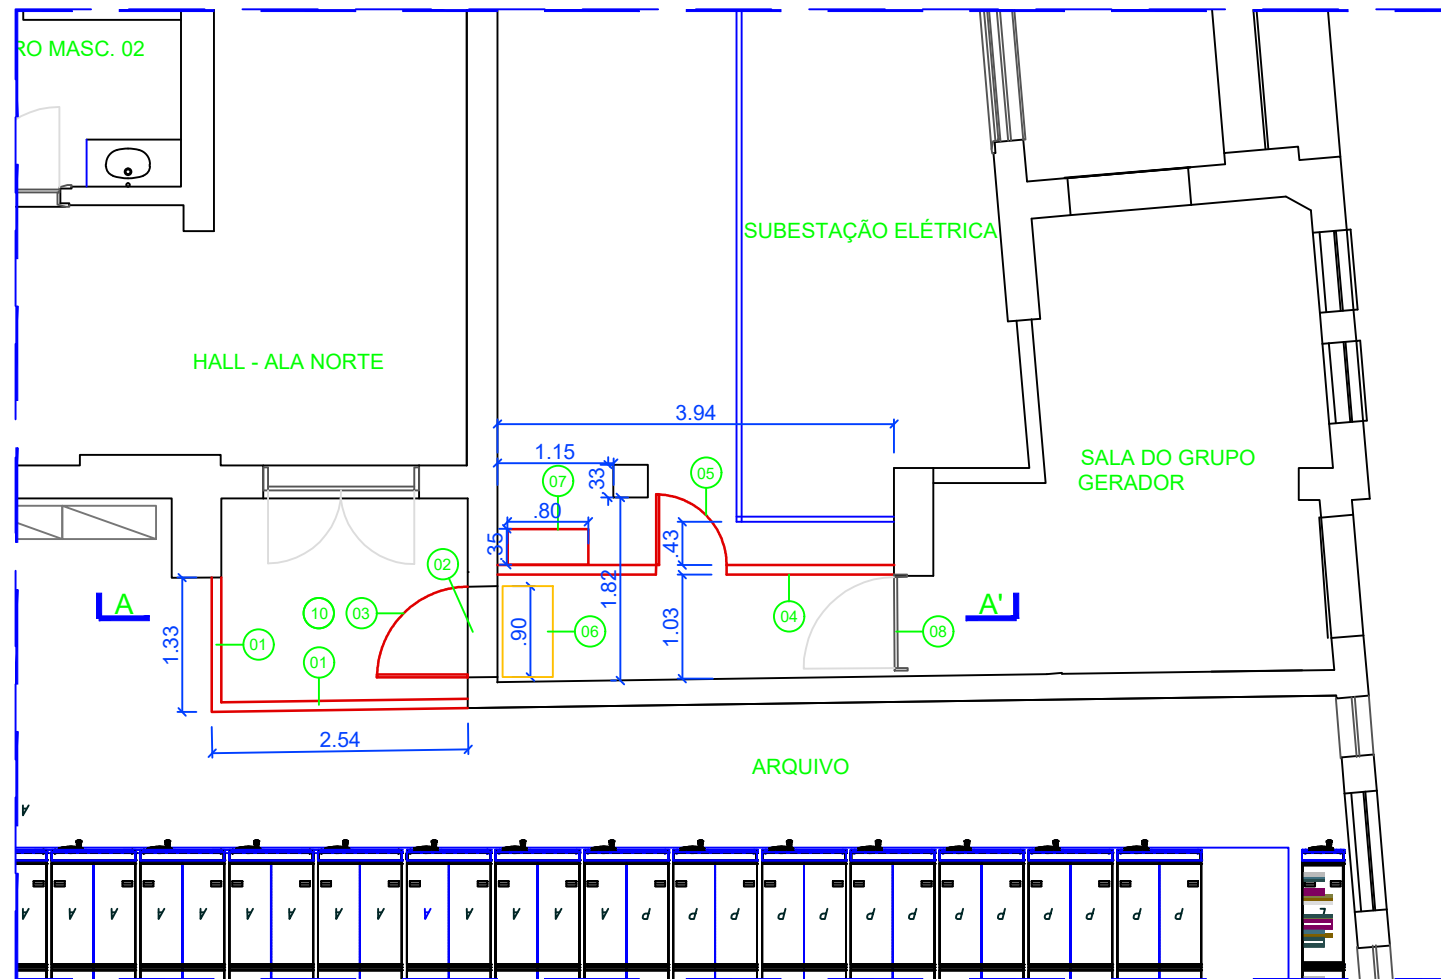

PLANTA BAIXA

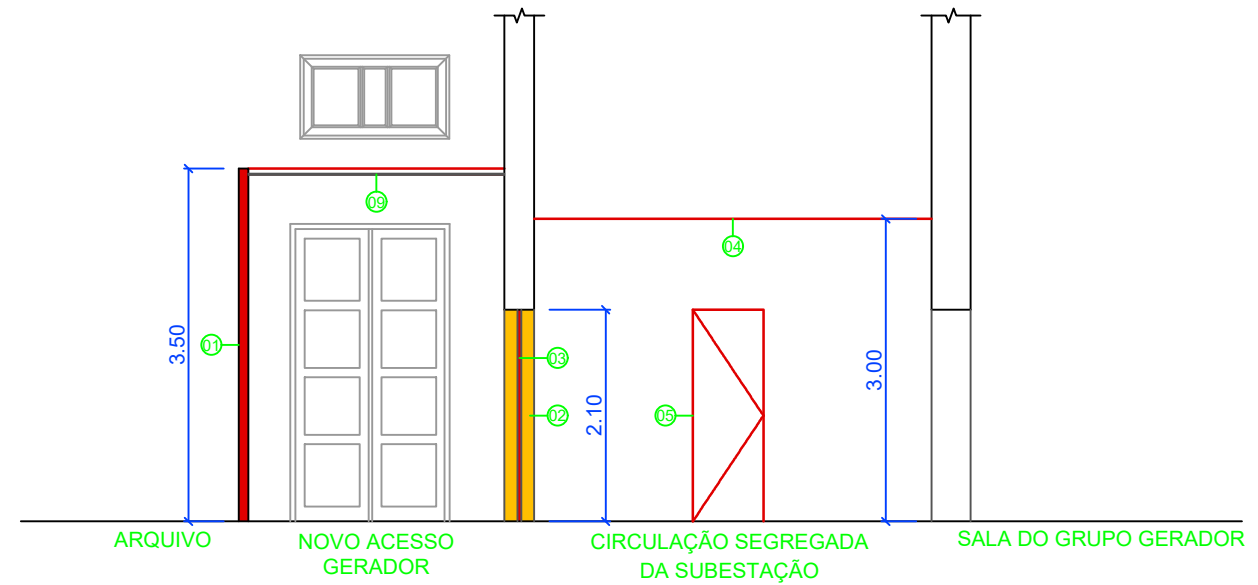

CORTE AA'

LEGENDA

- 01 - Construção de Parede em Drywall espessura, 95mm, altura 3,50m
- 02 - Demolição de parede para abertura de vão de porta (0,90m x 2,10m)
- 03 - Instalação de Porta Corta Fogo de dimensões 0,90m x 2,10m
- 04 - Construção de Parede em Drywall, espessura 95mm, altura 3,00m
- 05 - Instalação de porta em parede Drywall dimensões 0,90m x 2,10m
- 06 - Remoção de Quadro Elétrico (1,20m x 0,80m x 0,35m) do Banco de Capacitores com reaproveitamento, inclusive da infraestrutura, com demolição da base de alvenaria existente
- 07 - Reinstalação de Banco de Capacitores, incluindo infraestrutura, mediante construção de nova base em alvenaria (2 x 0,80m + 2 x 0,60m) h =0,15m
- 08 - Porta de Acesso a sala do Grupo Gerador Existente
- 09 - Instalação de Forro em Drywall (5,00m²)
- 10 - Instalação de infraestrutura para Luminária de sobrepor e interruptor.



Documento assinado digitalmente

CICERO LINS CAMPOS
Data: 24/09/2024 11:57:50-0300
Verifique em <https://validar.iti.gov.br>

MINISTÉRIO DA GESTÃO E DA INOVAÇÃO EM SERVIÇOS PÚBLICOS
SECRETARIA DE SERVIÇOS COMPARTILHADOS
DIRETORIA DE CONTRATAÇÕES E UNIDADES DESCENTRALIZADAS
SUPERINTENDÊNCIA REGIONAL DE ADMINISTRAÇÃO NO ESTADO DE PERNAMBUCO
DIVISÃO DE ADMINISTRAÇÃO E LOGÍSTICA

IMPLANTAÇÃO DE NOVO ACESSO À SALA DO GERADOR
PLANTA BAIXA E CORTE
ESCALA 1/75

ELABORAÇÃO: RICARDO VERÍSSIMO DE JESUS - TÉCNICO EM EDIFICAÇÕES