





DEPÓSITO DE URNAS - DETALHE DE ROTA DE FUGA E EXTINTOR

SEM _____ ESCALA

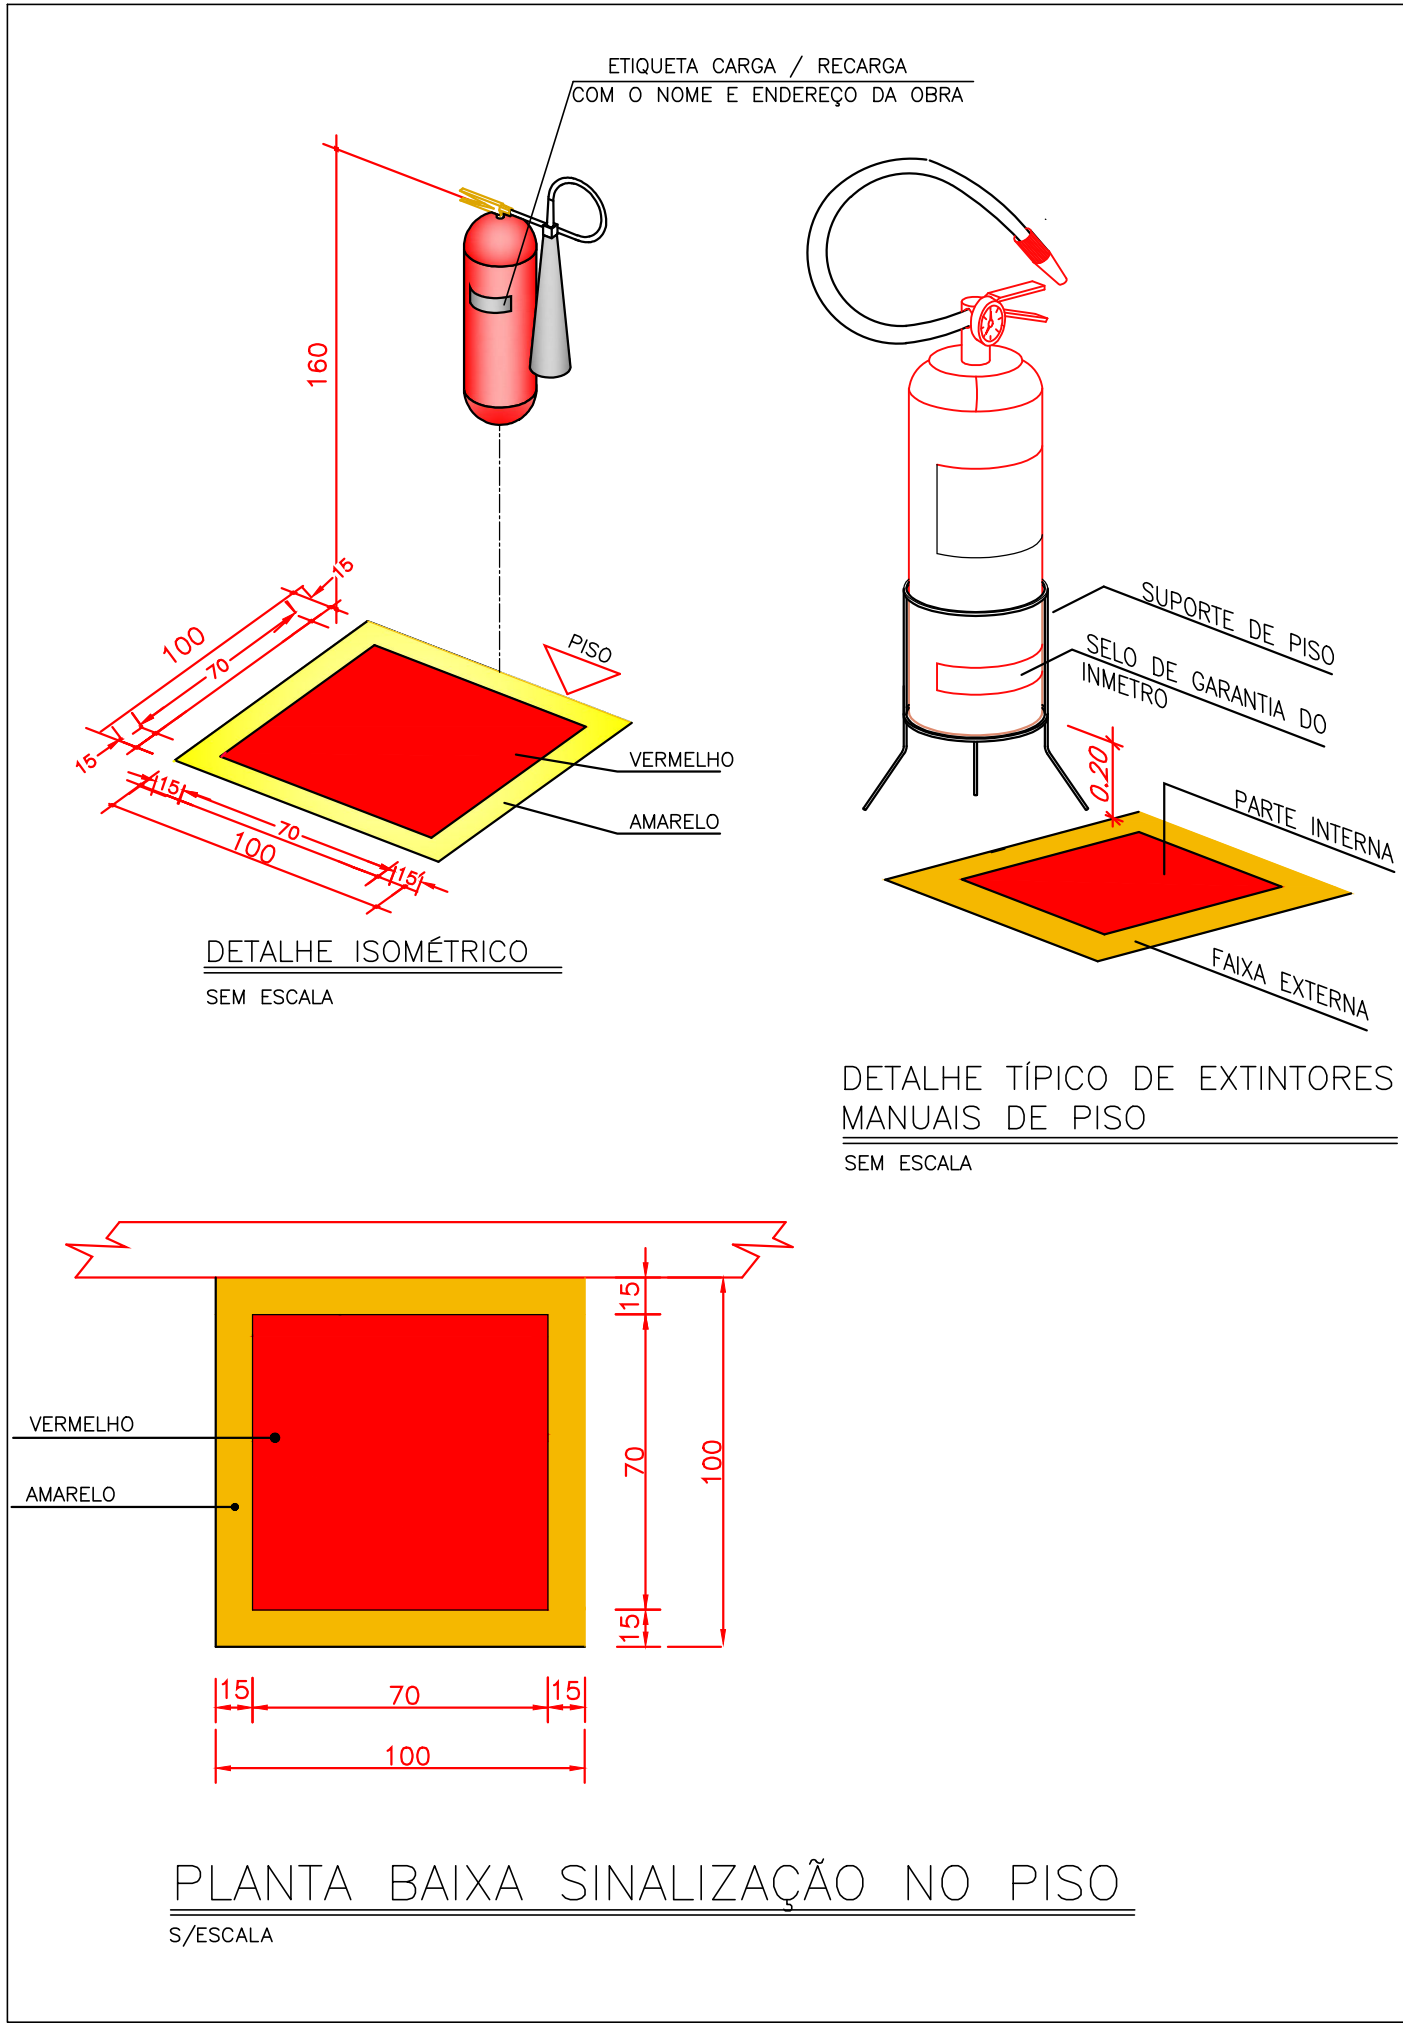

PLANTA BAIXA SINALIZAÇÃO NO PISO

S/ESCALA

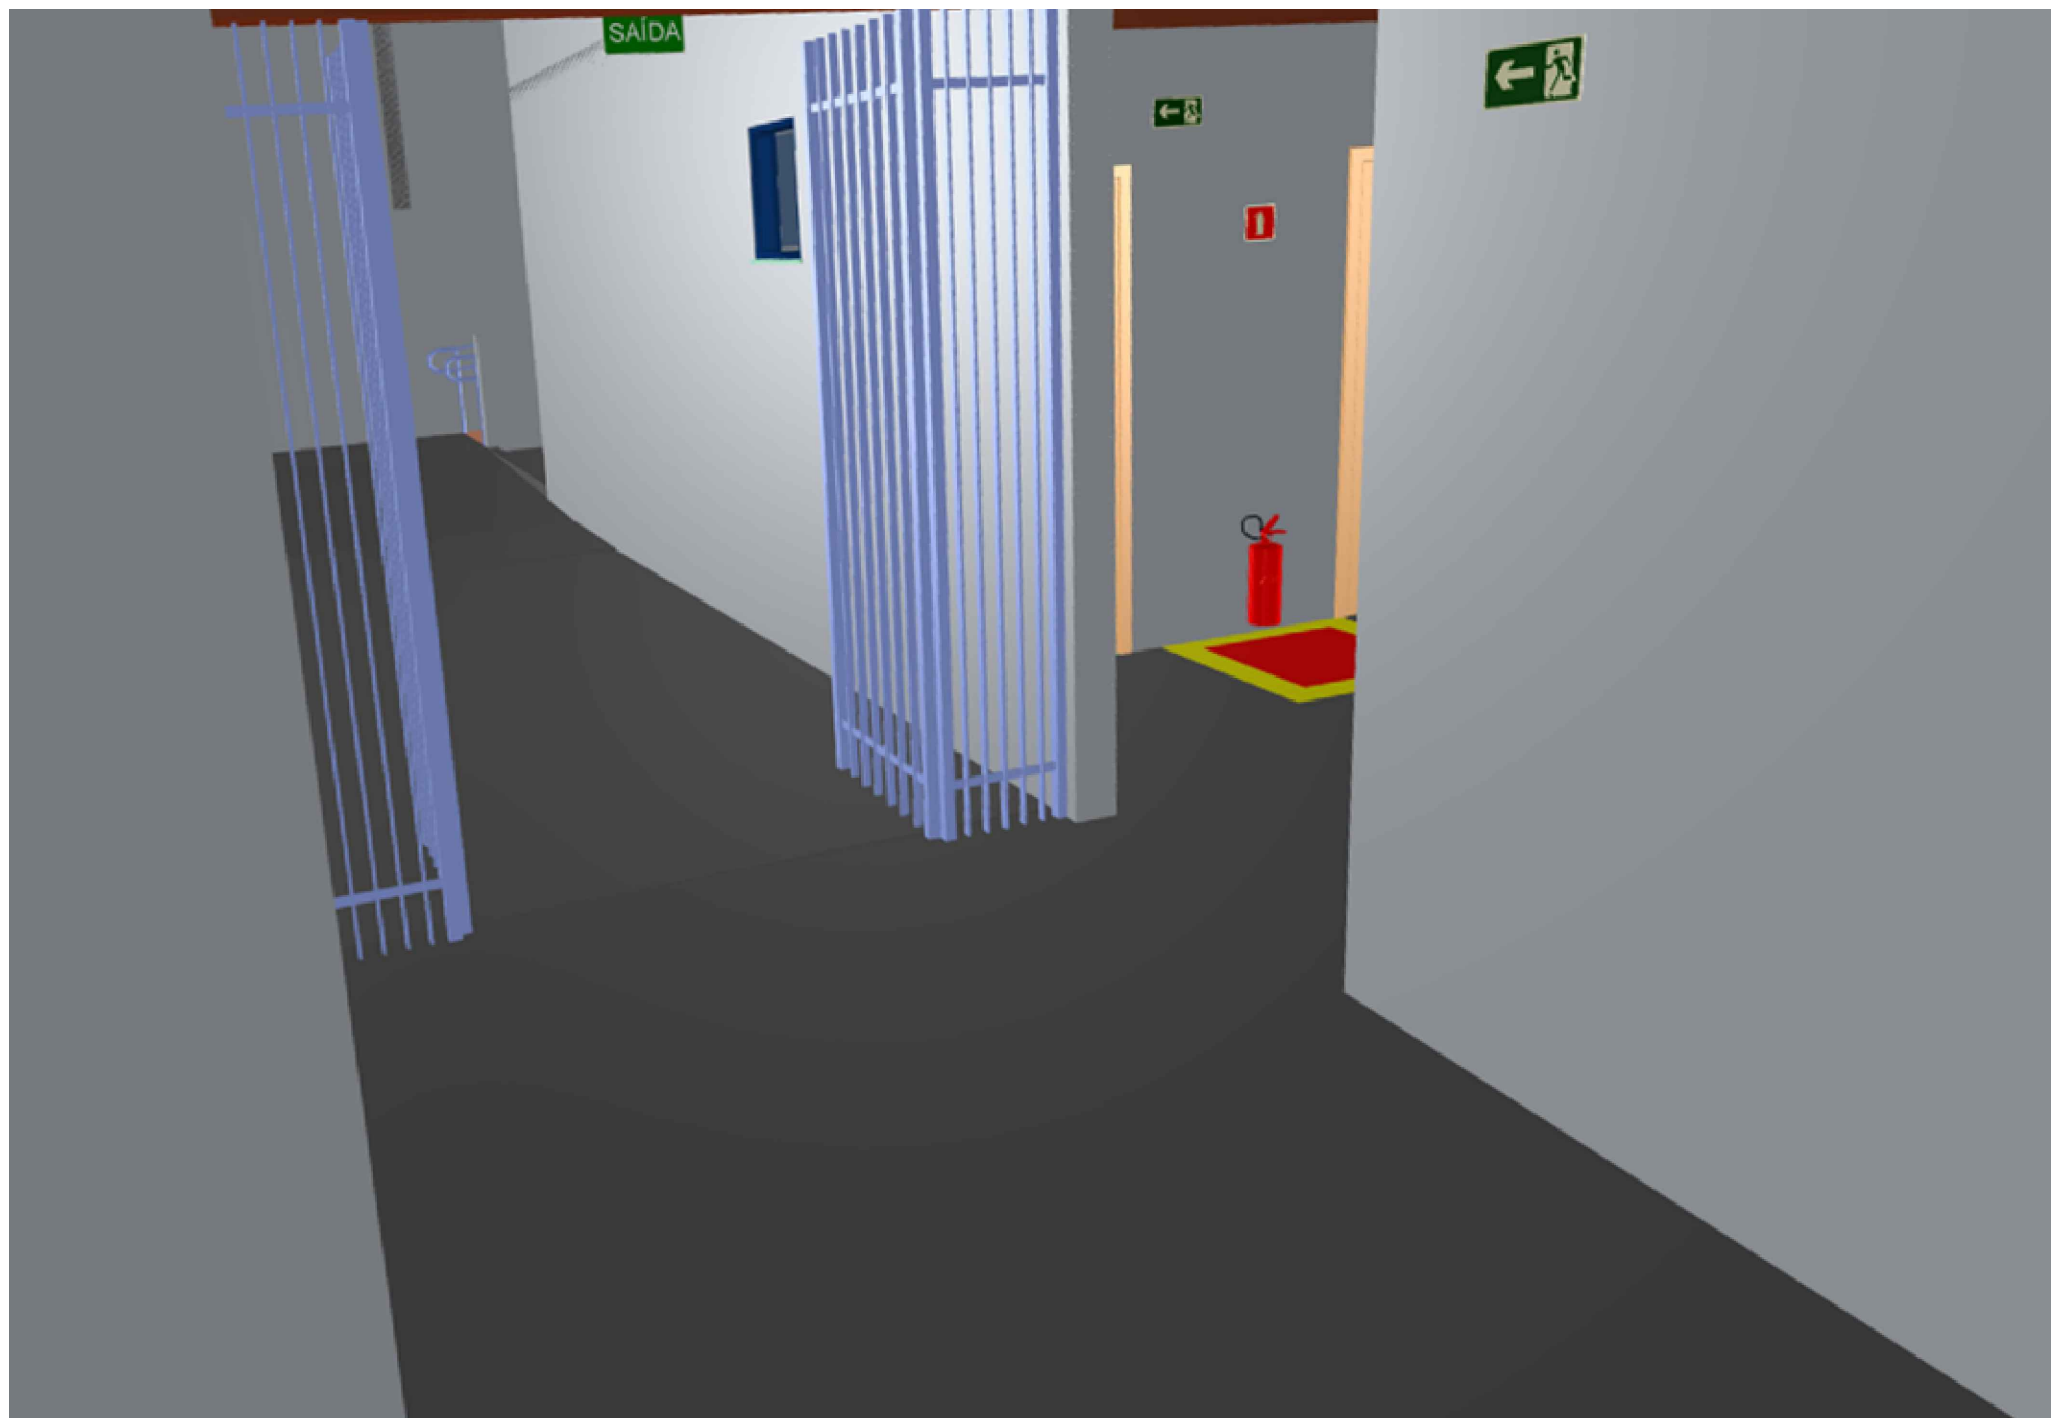

CENTRAL DE ATENDIMENTO - DETALHE DE ROTA DE FUGA E EXTINTOR

SEM _____ ESCALA




DEPÓSITO DE URNAS - DETALHE DE ROTA DE FUGA E EXTINTOR A MENOS DE 5 METROS DA ENTRADA PRINCIPAL

SEM _____ ESCALA



CENTRAL DE ATENDIMENTO - DETALHE DE ROTA DE FUGA E EXTINTOR

SEM _____ ESCALA

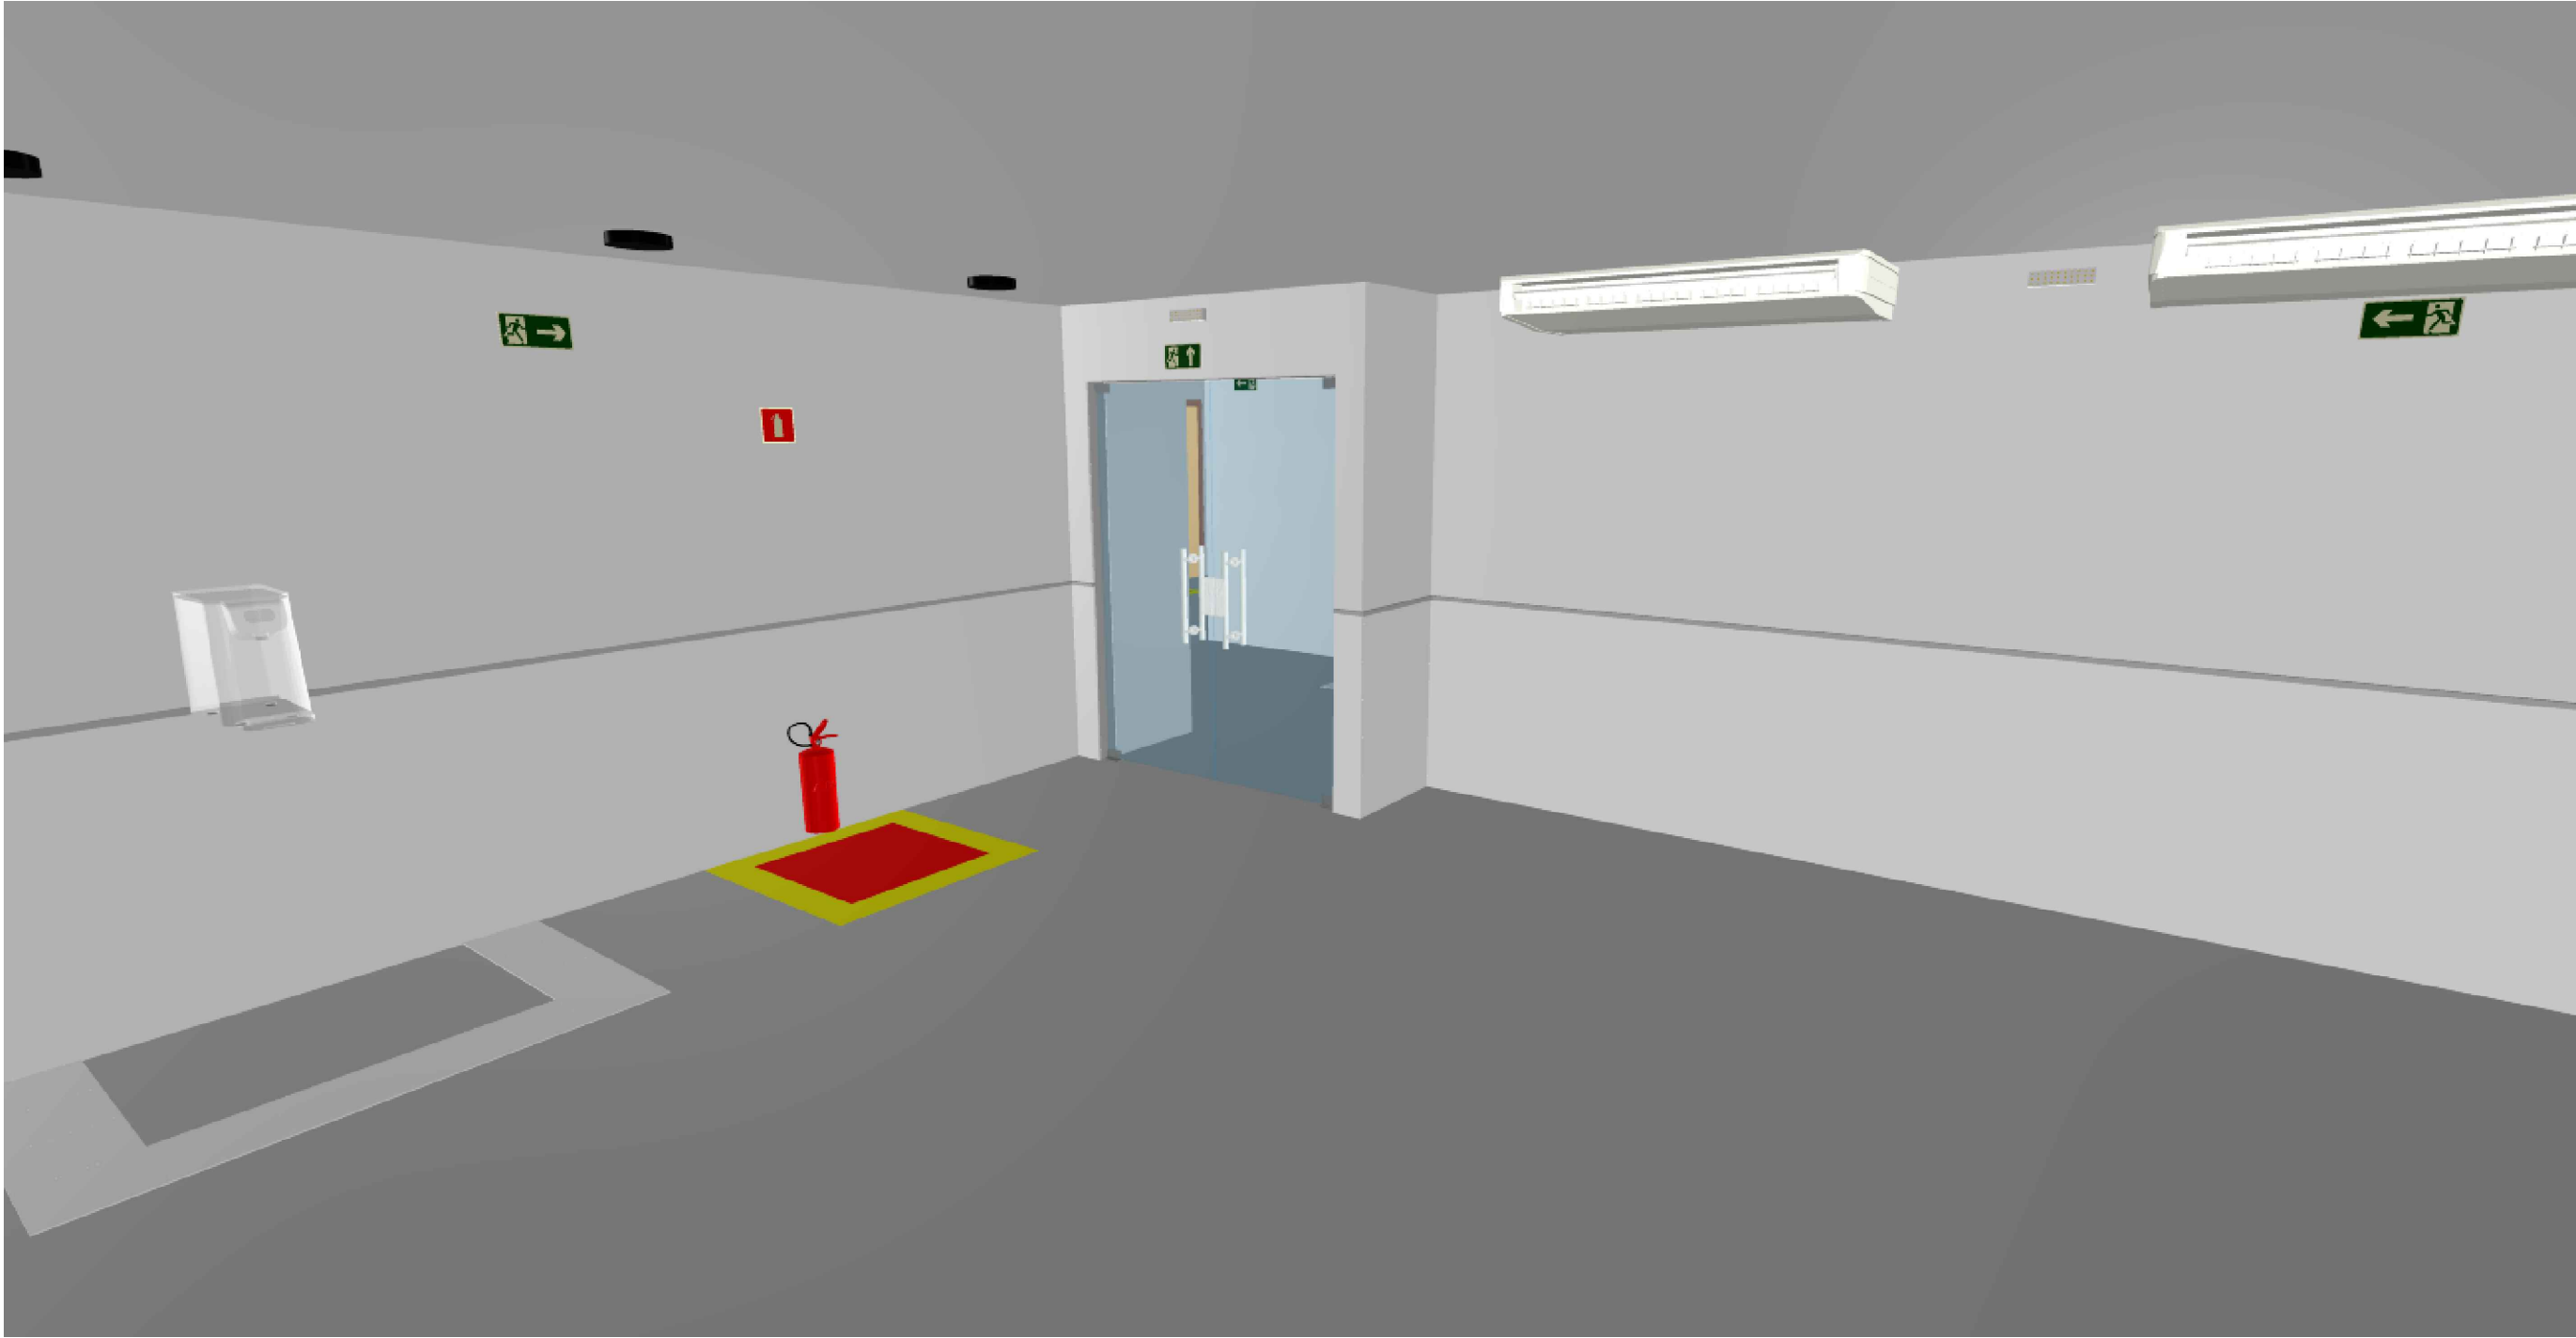


CENTRAL DE ATENDIMENTO - DETALHE DE ROTA DE FUGA E EXTINTOR

SEM _____ ESCALA



DETALHE - ILUMINAÇÃO DE EMERGÊNCIA

- 1- POTÊNCIA MÍNIMA 16 W COM RECARGA AUTOMÁTICA NA FONTE DE ENERGIA
- 2- AUTONOMIA 2:00 hs
- 3- LOCALIZAÇÃO: NAS ROTAS DE FUGA
- 4- AS LUMINÁRIAS DEVEEM SER CONSTITUÍDAS DE MATERIAIS QUE RESISTEM A 70° C POR PELO MENOS 1:00 h SEGUIDA
- 5- NÃO UTILIZAR OS ELETRODUTOS DOS CONDUTORES DA ILUMINAÇÃO DE EMERGÊNCIA PARA OUTROS FINS.

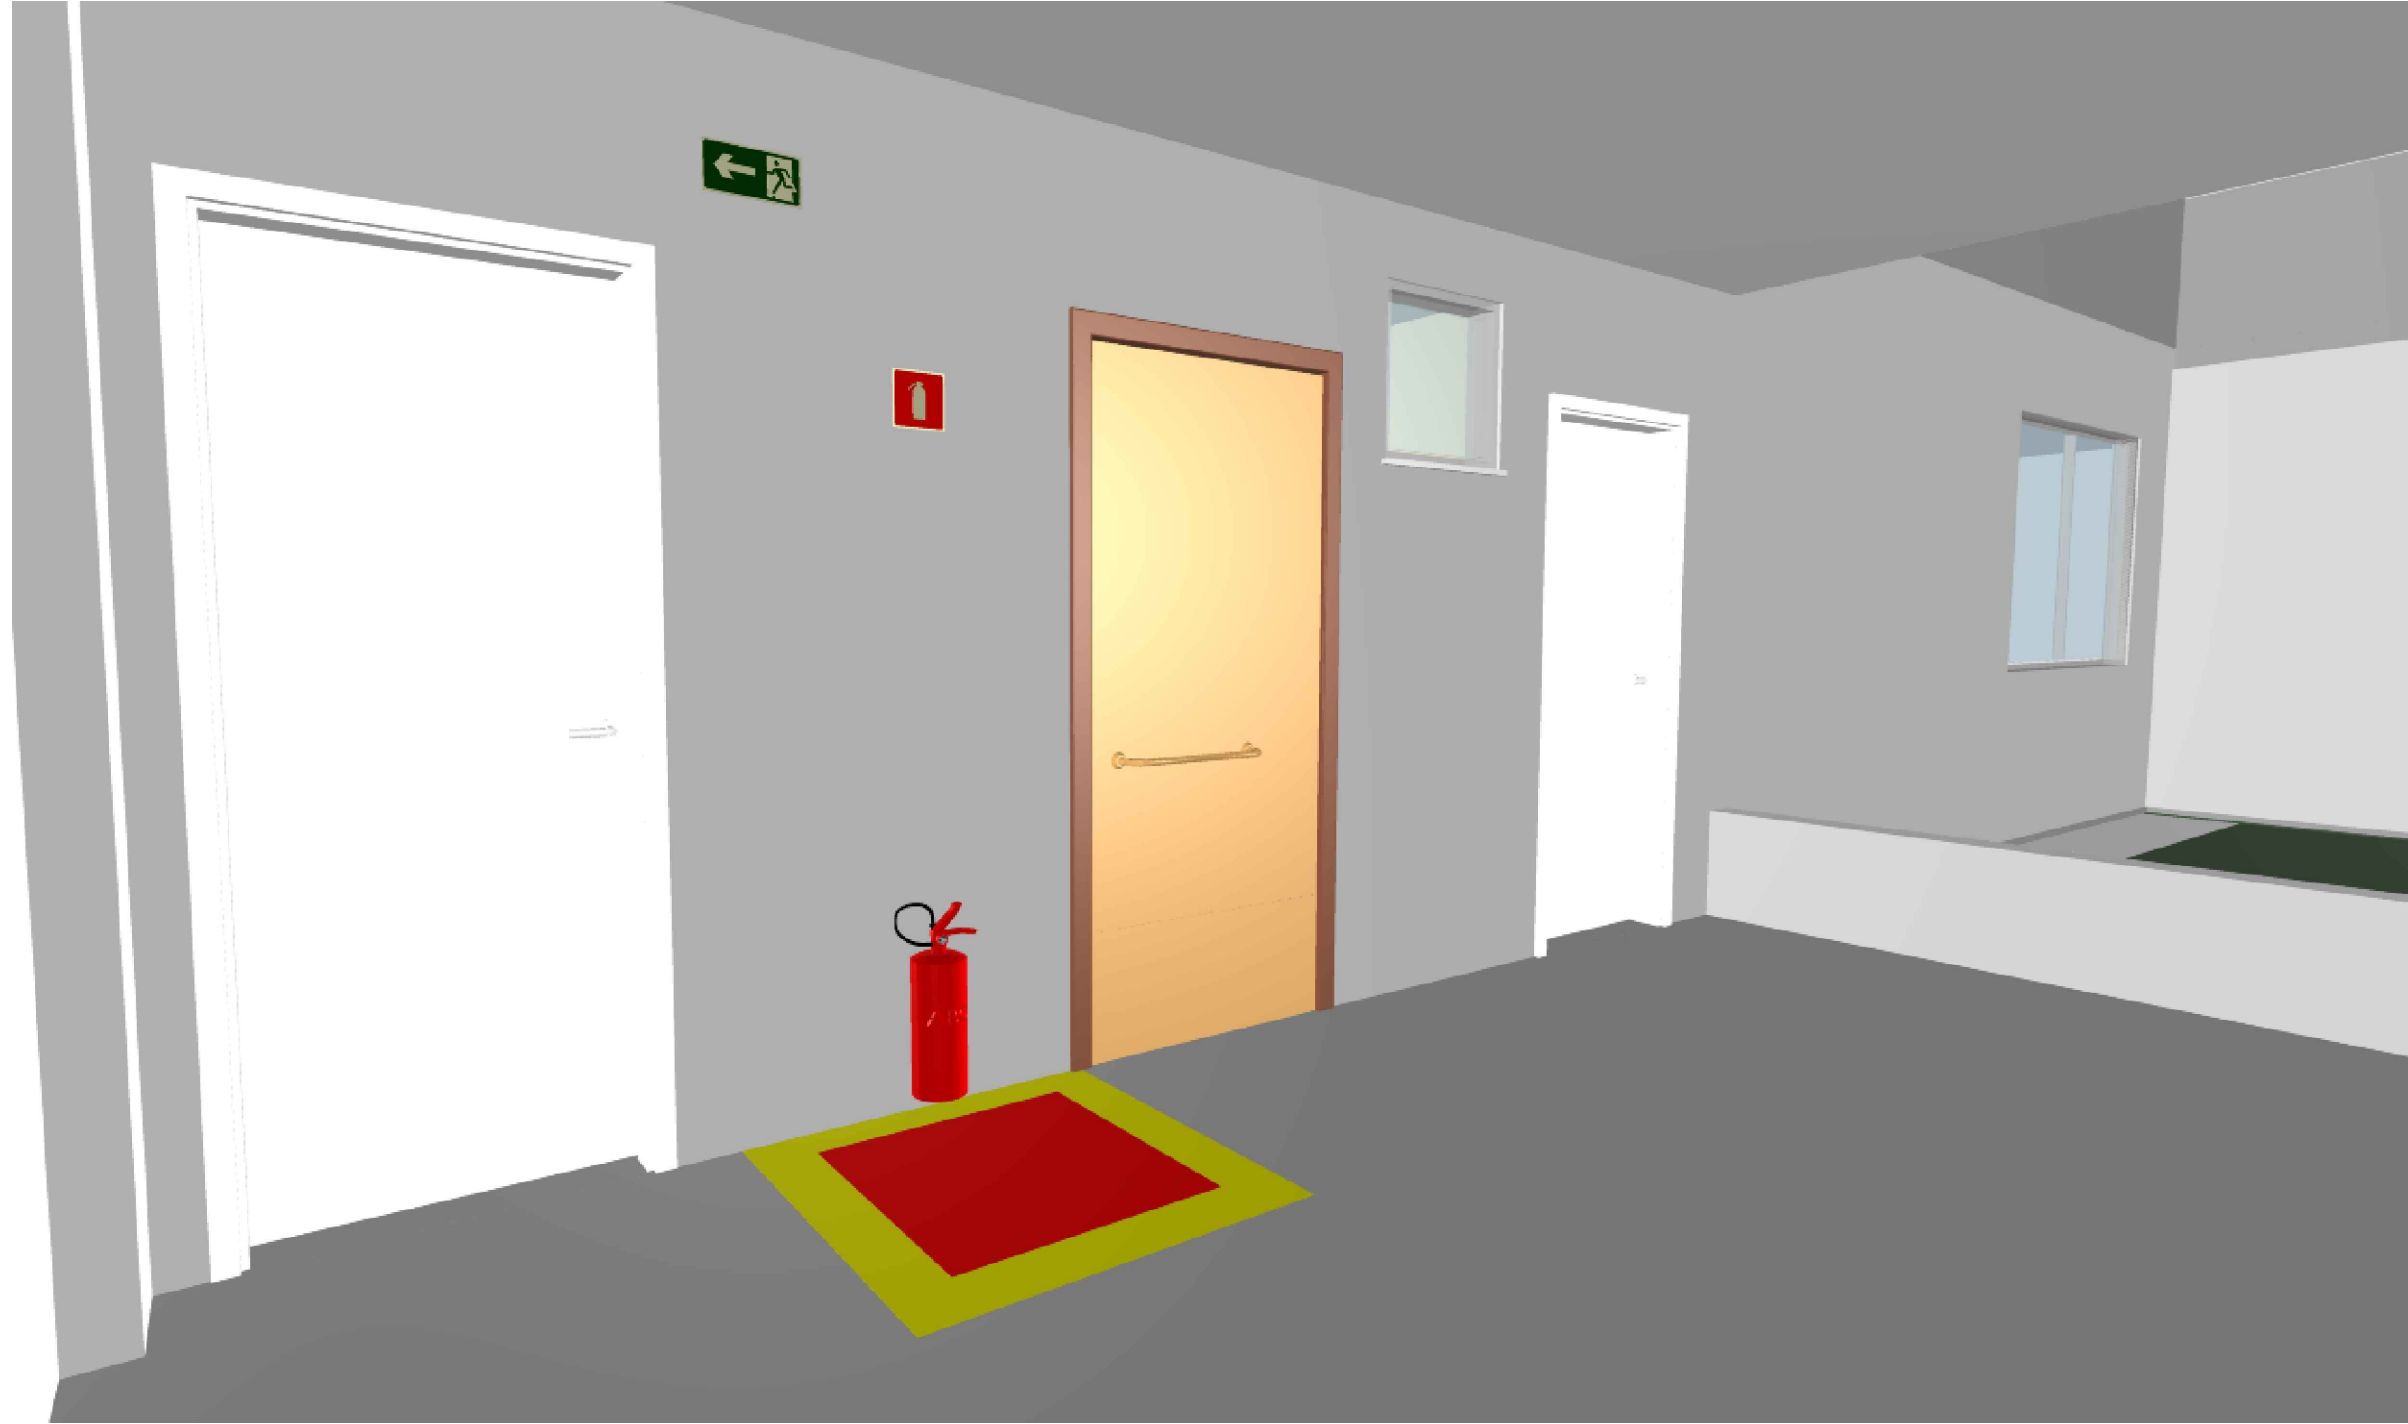

CARTÓRIOS - DETALHE DE ROTA DE FUGA E EXTINTOR

SEM _____ ESCALA

LEGENDA


NOTAS

1. As placas de sinalização devem ser fotoluminescentes.
2. Todas as placas de sinalização deverão ser instaladas a 1,80m de altura do piso.
3. No caso de instalação aparente, a tubulação e as caixas de passagem devem ser metálicas ou em PVC rígido antichama, conforme NBR 15465.
4. Caberá à construtora da obra verificar todos os documentos técnicos de projeto antes de sua execução.
5. O instalador deverá prever tomadas altas para a alimentação das luminárias de emergência, que devem ser interligadas ao circuito de iluminação, garantindo seu correto funcionamento em caso de emergência.
6. Em caso de divergências entre memoriais descritivos, especificações técnicas e plantas gráficas, deverá ser adotado o item mais restritivo em prol da segurança e da qualidade.
7. Os extintores deverão ser instalados em suportes no piso, conforme demonstrado nos detalhes construtivos.
8. Deve-se garantir um nível mínimo de iluminação de 3 lux em locais planos (corredores, halls, áreas de refúgio) e 5 lux em locais com desnível (escadas ou passagens com obstáculos).
9. A tensão das luminárias de aclaramento e balizamento para iluminação de emergência em áreas com carga de incêndio deve ser no máximo 30 Volts.
10. Os equipamentos utilizados no sistema de iluminação de emergência deverão ser certificados pelo Sistema Brasileiro de Certificação.

PARA VIZUALIZAÇÃO EM 3D, APONTE A CÂMERA DO CELULAR PARA OS QR CODES ABAIXO



PROJETO 3D - COM ALVENARIAS À VISTA

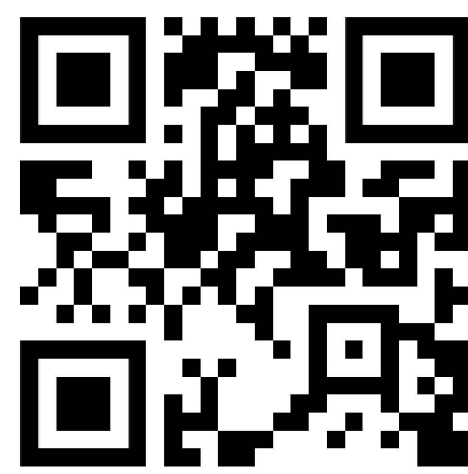

PROJETO 3D - COM INFRAESTRUTURAS DE INSTALAÇÕES À VISTA

PROPRIETÁRIO: TRIBUNAL REGIONAL ELEITORAL DA BAHIA

RESPONSÁVEL TÉCNICO: CARLOS ANTONIO LIMA CONCEIÇÃO

REV. Nº	DATA	RESPONSÁVEL	DESCRIÇÃO
R00	10/2025	ACS	EMIÇÃO INICIAL

 ACS ARQUITETURA E ENGENHARIA	TRIBUNAL REGIONAL ELEITORAL DA BAHIA SECRETARIA DE GESTÃO ADMINISTRATIVA E DE SERVIÇOS COORDENADORIA DE OBRAS E MANUTENÇÃO PREDIAL SEÇÃO DE PROJETOS E OBRAS	PODER JUDICIÁRIO FEDERAL
---	--	--------------------------

NOME DA CONSTRUÇÃO FÓRUM ELEITORAL DO TRE-BA	TIPO SERVIÇO PROJETO EXECUTIVO
--	-----------------------------------

ENDEREÇO DA OBRA RUA PADRE ALFREDO HASLER, S/N, MORADA DA LUZ, CENTRO, CEP. 47805-245	MUNICÍPIO BARREIRAS - BA
--	-----------------------------

IDENTIFICAÇÃO DA PLANTA FÓRUM ELEITORAL DE BARREIRAS SISTEMA DE COMBATE A INCÊNDIO - TÉRREO	
RESPONSÁVEL TÉCNICO ENG. CARLOS ANTONIO LIMA CONCEIÇÃO	CAU / CREA nº 051957413-4
DESENHO CARLOS ANTONIO LIMA CONCEIÇÃO	TIPO PROJETO COMBATE A INCÊNDIO
ESCALA 1/100	DATA OUTUBRO/2025

PPCI 02