


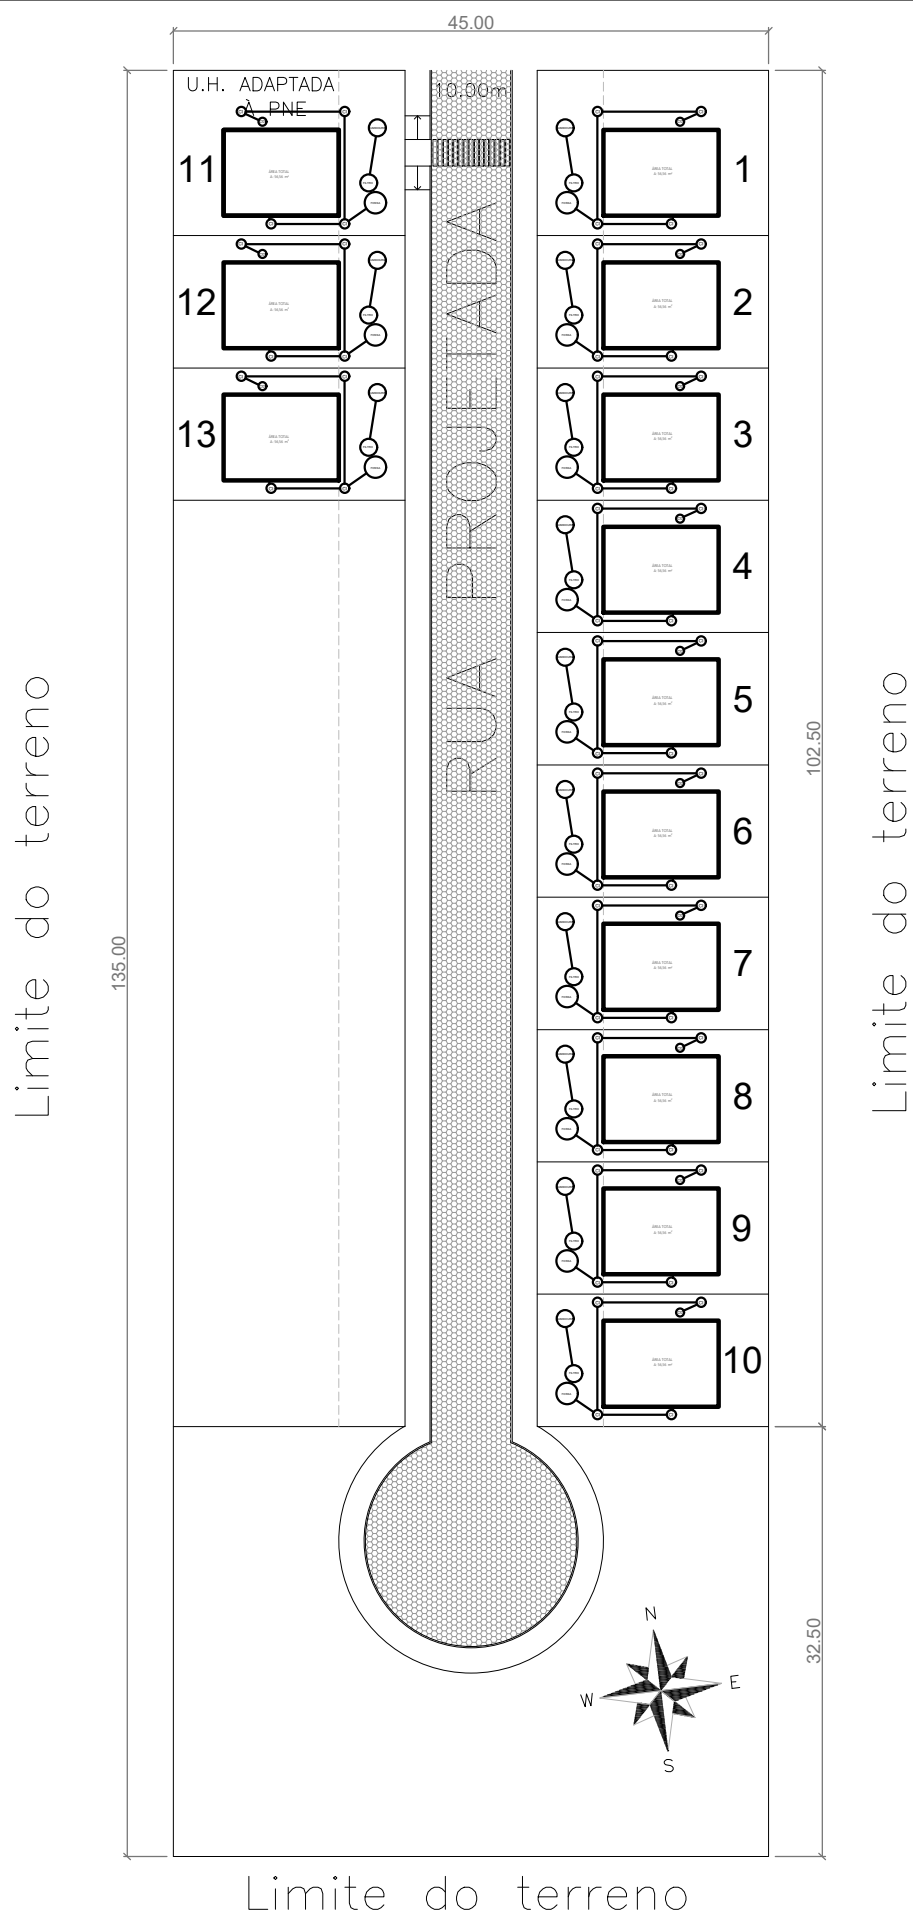

PLANTA DE IMPLANTAÇÃO -
SISTEMA HIDROSSANITÁRIO
ESCALA : 1/500

Nota 1): O projeto fornecido pela SECRETARIA DE INFRAESTRUTURA E MOBILIDADE não contempla a implantação do sistema por se tratar de um processo particular de cada município e em função do lote a ser implantado. Diante disso a implantação do sistema é de responsabilidade do município e anexado no ao projeto padrão

Nota 2): O projeto apresenta o emprego de apenas um sumidouro e não dois como exige a norma. Justificamos o uso de apenas um pelo fato de o projeto fornecido pela secretaria de infraestrutura e mobilidade estar contemplando somente um sumidouro. Para não alterar o projeto padrão e consequentemente os custos previstos em orçamento, optamos de seguir o projeto padrão fornecido.

PROJETO APROVADO

Aprovado em conformidade com a Lei nº 2.945/2020, que dispõe sobre o Código de Obras Municipal, e Lei Complementar nº 29/2020, que dispõe sobre o Plano Diretor Participativo do Município de Urussanga, e suas alterações.

ANÁLISE E ASSINATURA
Paola Alessandra Busarello
CAU N° A286444-4

gov.br Documento assinado digitalmente
JOSE ROBERTO HENKES
Data: 27/02/2026 11:09:05-0300
Verifique em <https://validar.iti.gov.br>

REVISÃO	ALTERAÇÕES	DATA	RESPONSÁVEL
R03			
R02			
R01		1/1/	



**GOVERNO DE
SANTA
CATARINA**

SIE | SECRETARIA DE INFRAESTRUTURA E MOBILIDADE
SAS | SECRETARIA DA ASSISTÊNCIA SOCIAL, MULHER E FAMÍLIA

CASA CATARINA

PROJETO IMPLANTAÇÃO HIDROSSANITÁRIO **Planta baixa**

RESP. TÉCNICO
ARQ. JOSÉ ROBERTO HENKES

ESCALA
1:500

DATA
29/01/2025

01/01