


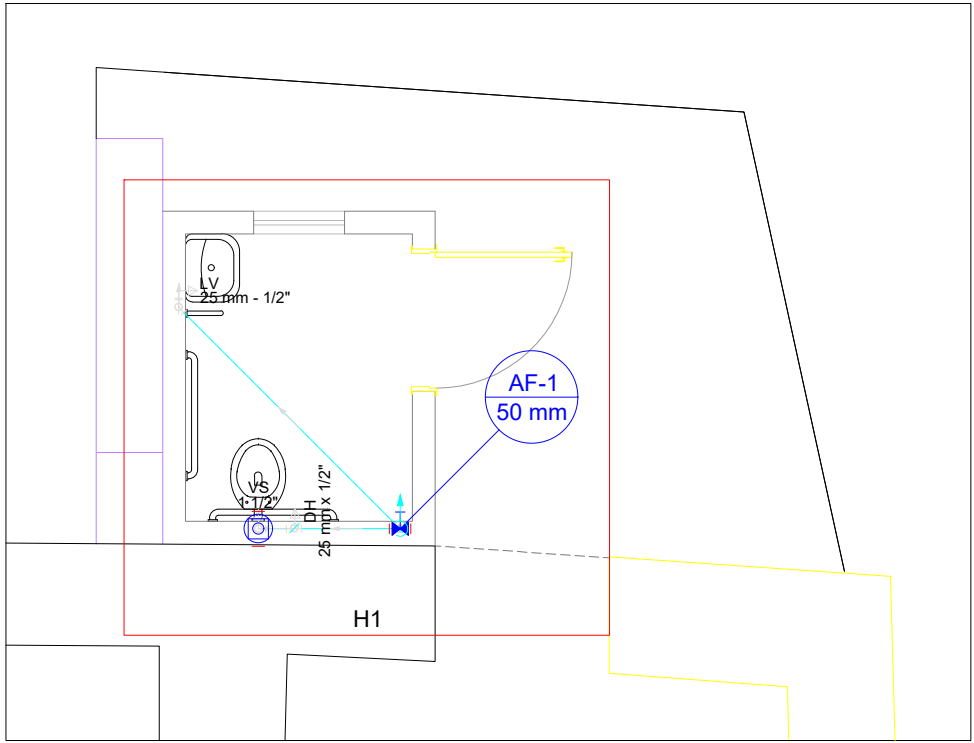


Distribuição de água fria - Pav. Terreo
Escala 1:50

Lista de Materiais		
Aparelho		
Ducha higiênica	1	pç
25mm x 1/2"		
Torneira de lavatório	1	pç
25 mm - 1/2"		
Vaso Sanitário p/ Válvula de Descarga de 1 1/2"	1	pç
40mm - 1 1/2"		
Metais		
Registro de gaveta c/ canopla cromada	1	pç
1.1/2"		
Válvula de descarga baixa pressão	1	pç
1.1/2"		
PVC Acessórios		
Bolsa de ligação p/ vaso sanitário	1	pç
1.1/2"		
Engate flexível plástico	1	pç
1/2 - 30cm		
Tubo de descarga VDE.	1	pç
38 mm		
Tubo de ligação latão cromado c/ canopla p/ vaso Sa.	1	pç
38 mm		
PVC rígido soldável		
Adapt sold.curto c/bolsa-rosca p registro	3	pç
50 mm - 1.1/2"		
Bucha de redução sold. longa	1	pç
50 mm - 25 mm		
Curva 90 soldável	3	pç
25 mm		
50 mm	1	pç
Luva soldável	1	pç
50 mm		
Tubos	4.9	m
25 mm		
50 mm	1.97	m
Tê 90 soldável	1	pç
50 mm		
Tê de redução 90 soldável	1	pç
50 mm - 25 mm		
PVC soldável azul c/ bucha latão		
Joelho de redução 90° soldável com bucha de latão	2	pç
25 mm- 1/2"		


Legenda das indicações	
DH	Ducha Higiênica - 25 mm x 1/2"
LV	Lavatório com joelho de 90° - 25 mm - 1/2"
VS	Vaso Sanitário com válvula de descarga - 1 1/2"

Legenda detalhada	
Registro de gaveta c/canopla cromada c/PVC soldável	
Metais	
Registro de gaveta c/ canopla cromada	1pç
1.1/2"	
PVC rígido soldável	
Adapt sold.curto c/bolsa-rosca p registro	2pç
50 mm - 1.1/2"	
Válvula de descarga c/PVC soldável	
Metais	
Válvula de descarga baixa pressão	1pç
1.1/2"	
PVC Acessórios	
Bolsa de ligação p/ vaso sanitário	1pç
1.1/2"	
Tubo de descarga VDE.	1pç
38 mm	
Tubo de ligação latão cromado c/ canopla p/ vaso Sa.	1pç
38 mm	
PVC rígido soldável	
Adapt sold.curto c/bolsa-rosca p registro	1pç
50 mm - 1.1/2"	

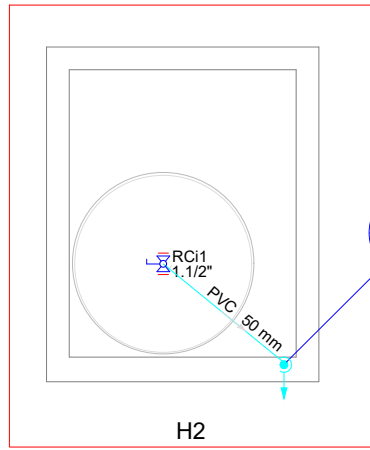


Distribuição de água fria - Pav. Caixa D'água
Escala 1:50


Lista de Materiais	
Metais	
Registro Globo	1 pç
1.1/2"	
PVC rígido soldável	
Adapt sold. c/ flange livre p/ cx. d' água	1 pç
50 mm- 1.1/2"	
Adapt sold.curto c/bolsa-rosca p registro	2 pç
50 mm - 1.1/2"	
Curva 90 soldável	2 pç
50 mm	
Tubos	1.38 m
50 mm	
Reservatório cilíndrico	
Poliétileno	1 pç
500 L	

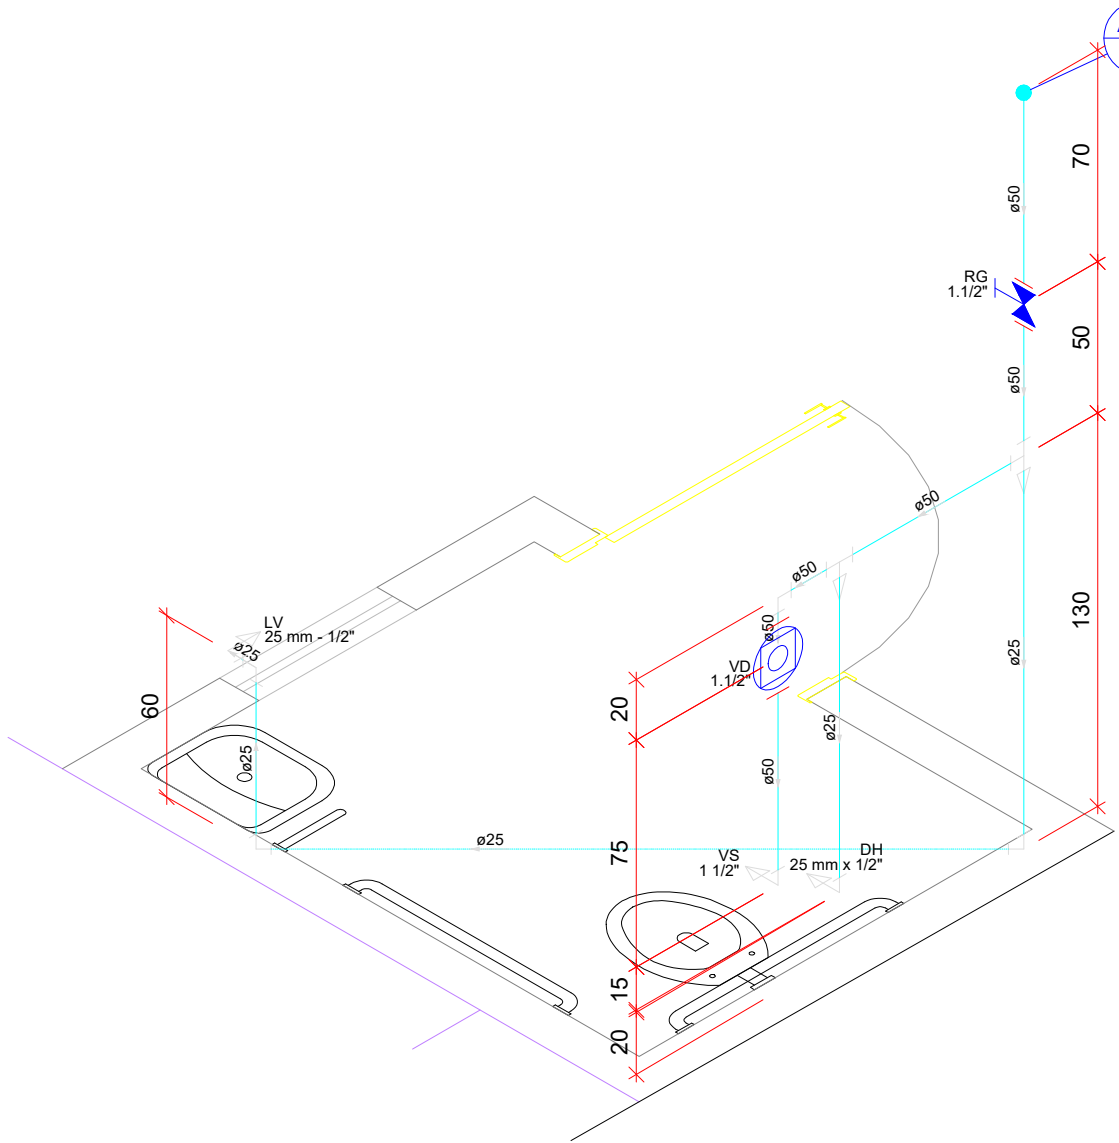


Detalhe H1
Escala 1:25

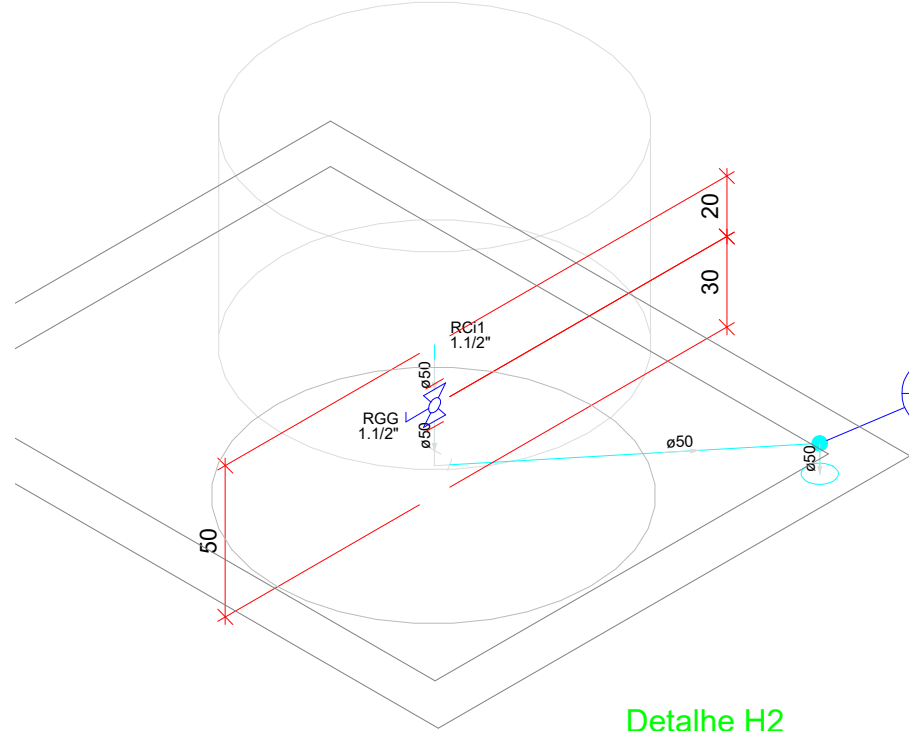

Detalhe H2
Escala 1:25

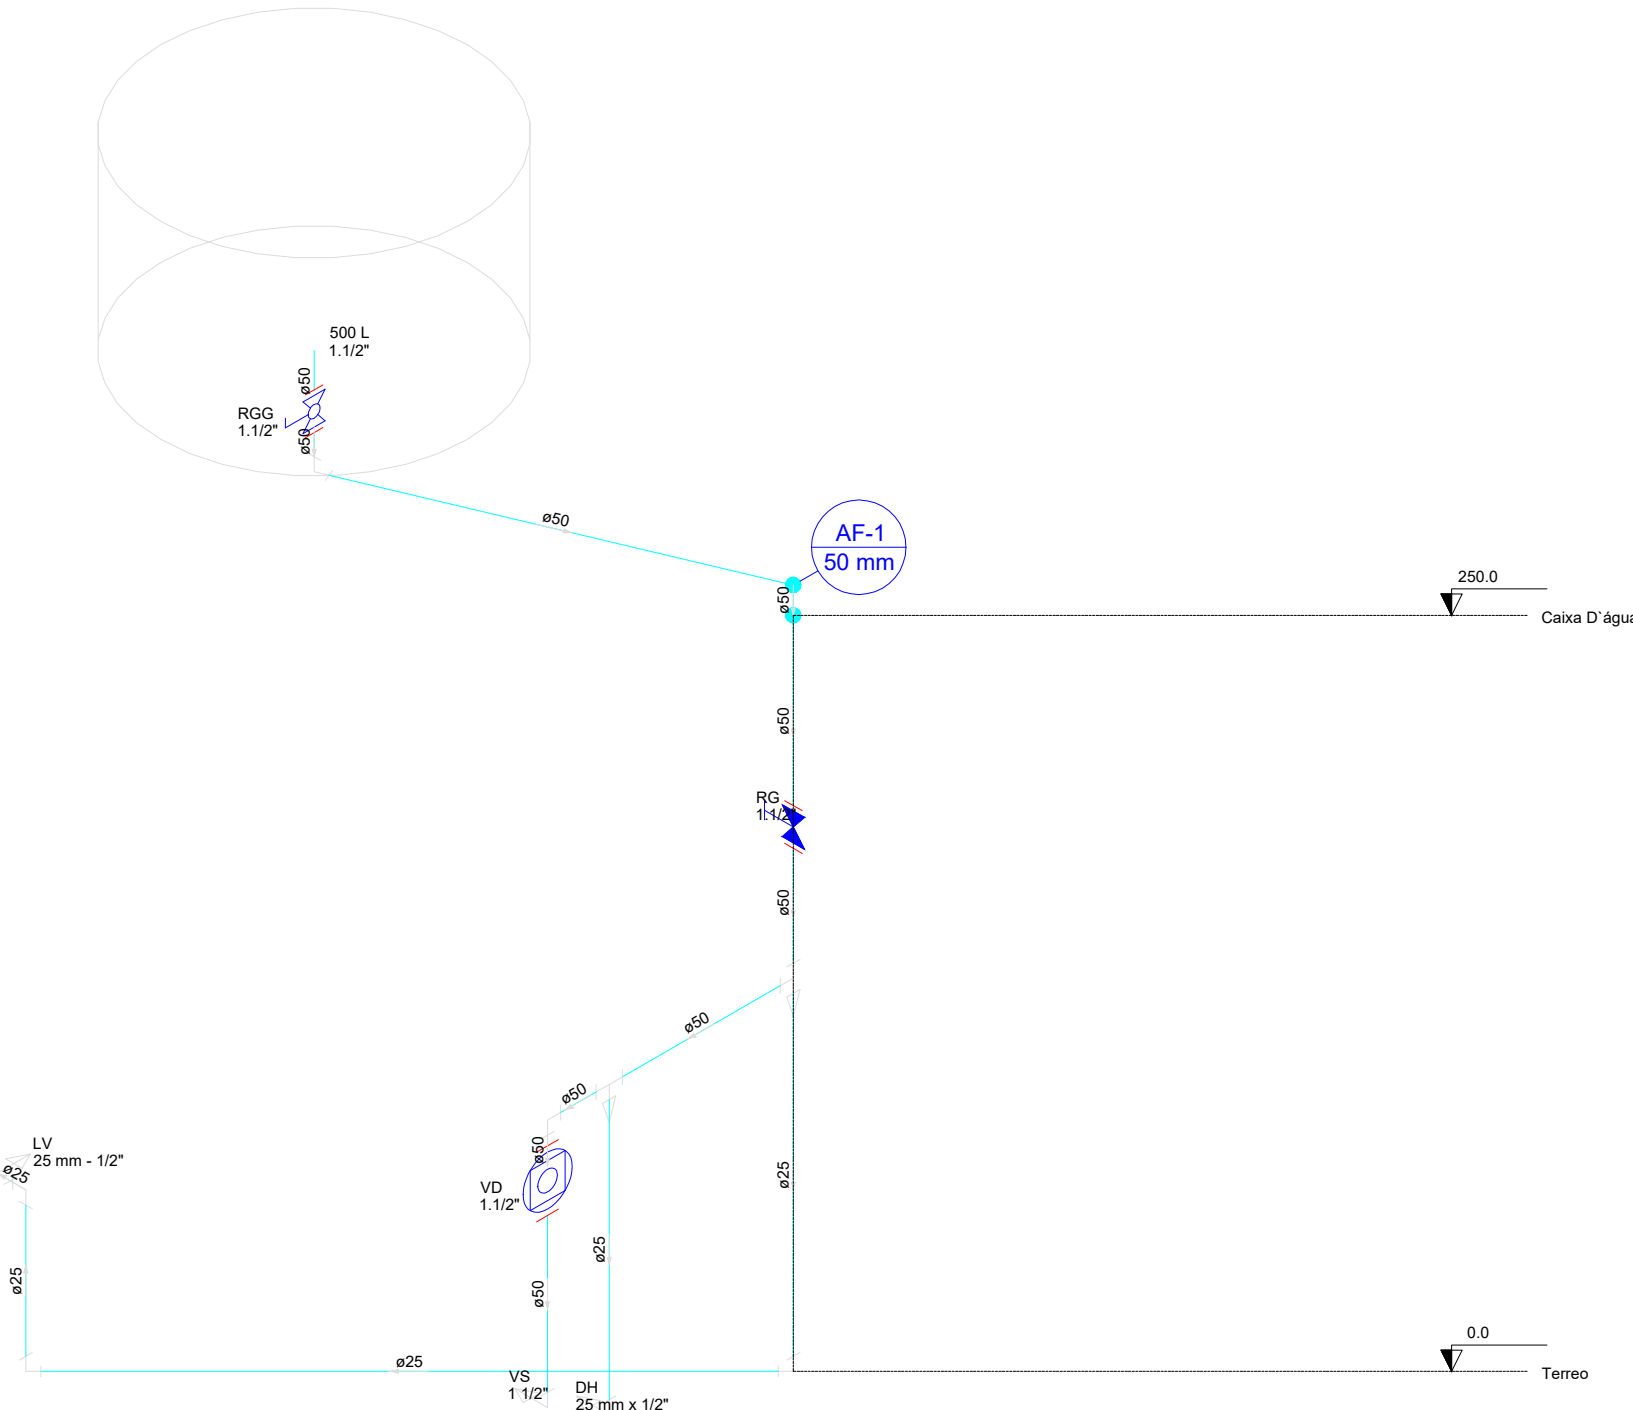


Esquema isométrico Hidráulico
Escala 1:25

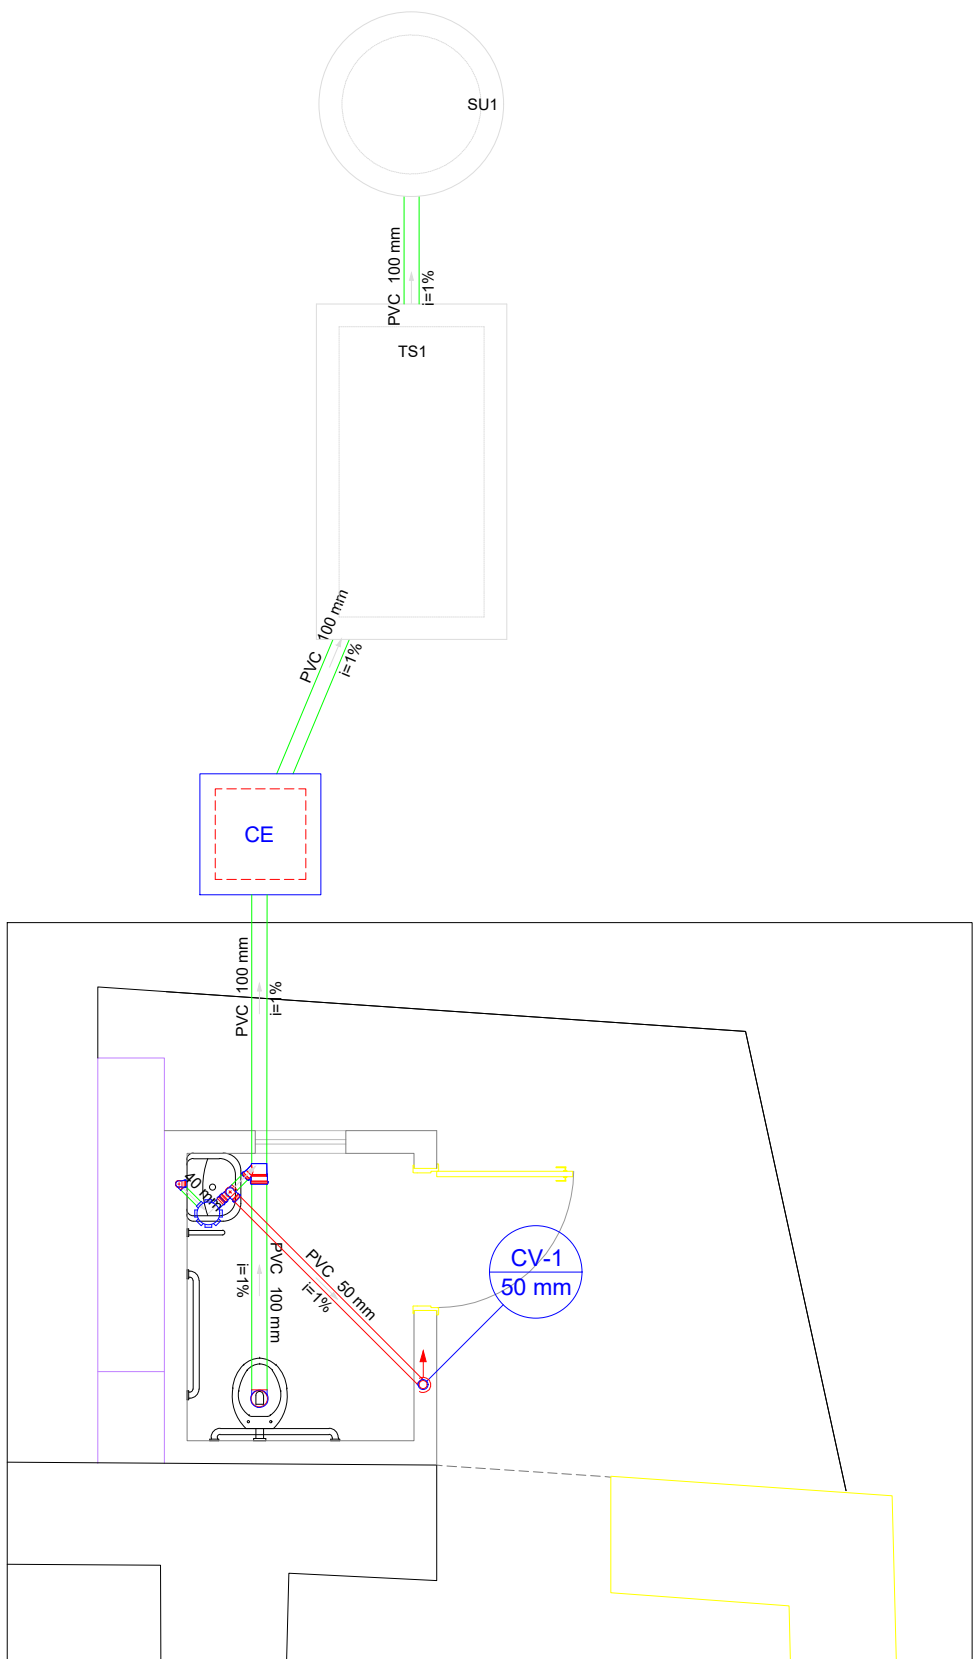

Distribuição de Esgoto - Pav. Terreo
Escala 1:50

Lista de Materiais		
Caixas de Passagem		
Caixa de inspeção esgoto simples	1	pç
CE- 60x60 cm		
PVC Acessórios		
Caixa sifonada	1	pç
150x150x50R		
Sifão de copo p/ pia e lavatório	1	pç
1" - 1.1/2"		
Válvula p/ lavatório e tanque	1	pç
1"		
PVC Esgoto		
Curva 90 curta	1	pç
40 mm		
Joelho 90	2	pç
100 mm		
50 mm	2	pç
Joelho 90 c/anel p/ esgoto secundário	1	pç
40 mm - 1.1/2"		
Junção simples	1	pç
100 mm - 50 mm		
Tubo rígido c/ ponta lisa	10.18	m
100 mm - 4"		
40 mm	0.8	m
50 mm - 2"	1.93	m
Tê sanitário	1	pç
50 mm - 50 mm		
Unidades de tratamento		
Alça	1	pç
Ferro	1	pç
Argamassa	0.21	m³
Argamassa	0.2	m³
n°3		
Concreto	1.59	m³
Concreto		
Tampa	1	pç
Hermética		
Tijolo	105	pç
Furado		


Legenda detalhada	
Caixa Sifonada	
PVC Acessórios	1pç
Caixa sifonada	
150x150x50R	
Caixas Inspeção Esgoto Simples	
Caixas de Passagem	
Caixa de inspeção esgoto simples	1pç
CE- 60x60 cm	
Joelho 90- coluna	
PVC Esgoto	
Joelho 90	1pç
50 mm	
Junção simples	
PVC Esgoto	
Junção simples	1pç
100 mm - 50 mm	
Lavatório de Uso Geral	
PVC Acessórios	
Sifão de copo p/ pia e lavatório	1pç
1" - 1.1/2"	
Válvula p/ lavatório e tanque	1pç
1"	
PVC Esgoto	
Curva 90 curta	1pç
40 mm	
Joelho 90 c/anel p/ esgoto secundário	1pç
40 mm - 1.1/2"	
Tubo rígido c/ ponta lisa	0.6m
40 mm	
Ramais de Ventilação	
PVC Esgoto	
Joelho 90	1pç
50 mm	
Tê sanitário	1pç
50 mm - 50 mm	
Vaso Sanitário c/ J90°	
PVC Esgoto	
Joelho 90	1pç
100 mm	

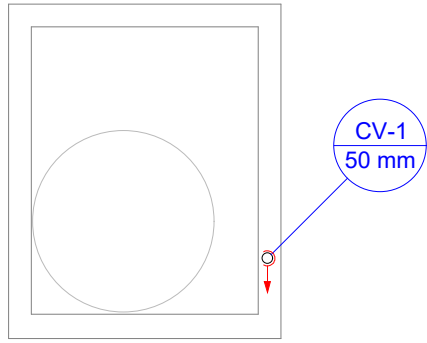


Distribuição de Esgoto - Pav. Caixa D'água
Escala 1:50

Lista de Materiais	
PVC Esgoto	
Terminal de ventilação	1 pç
50 mm	
Tubo rígido c/ ponta lisa	2.47 m
50 mm - 2"	


Legenda detalhada	
Terminal de ventilação- coluna	
PVC Esgoto	
Terminal de ventilação	1pç
50 mm	

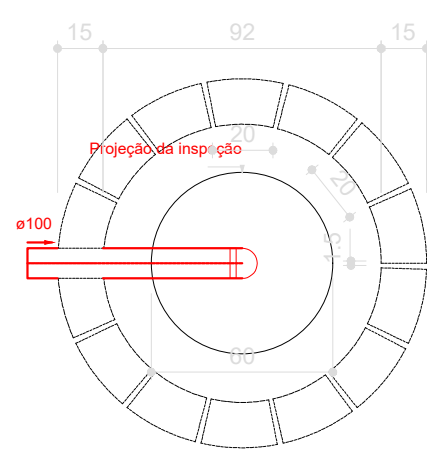


Sumidouro
Planta baixa - ESC. 1:25

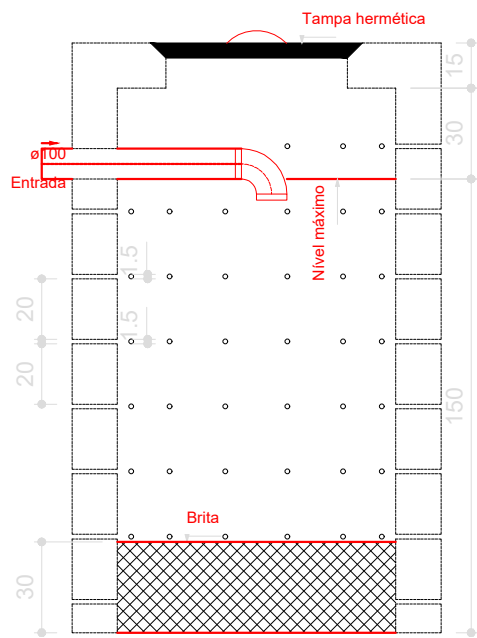

Sumidouro
Corte 1 - ESC. 1:25

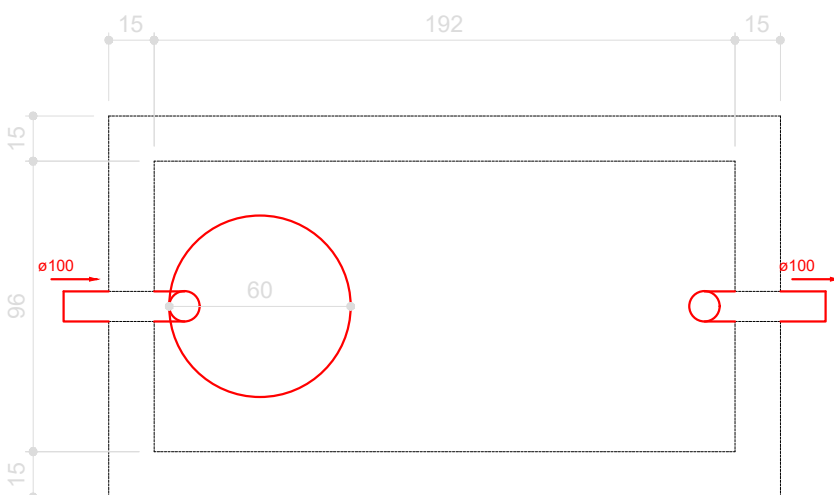

Tanque séptico
Planta baixa - ESC. 1:25

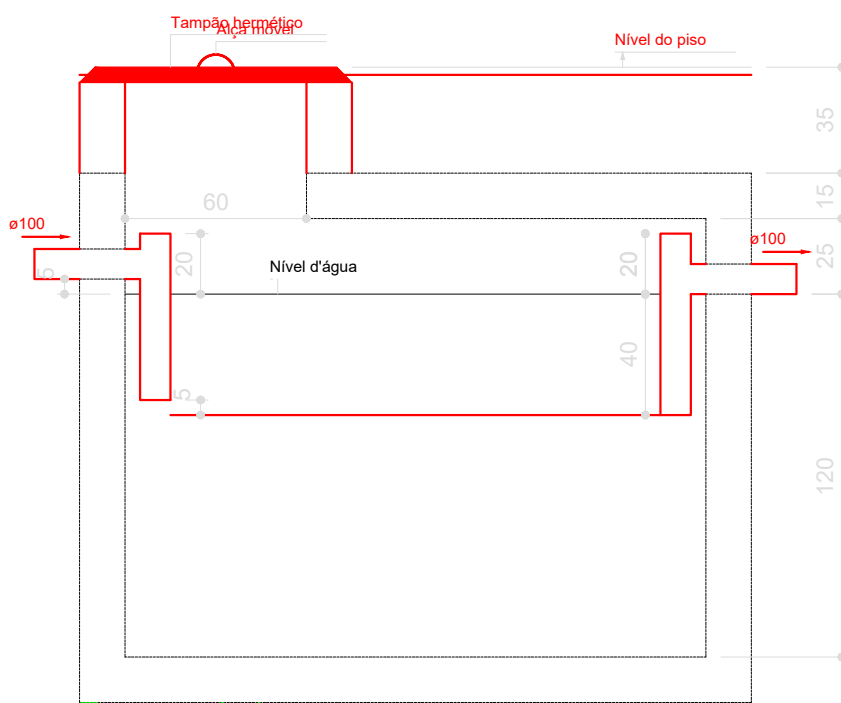

Tanque séptico
Corte 1 - ESC. 1:25

PROJETO DE RESTAURAÇÃO

IGREJA NOSSA SENHORA DO ROSÁRIO BUENOLÂNDIA - GO

ENDEREÇO: Acesso pela GO-070,13km a NO, Distrito de Buenolândia-Goiás.

Carimbos:



Assinaturas:

Proprietário: Estado de Goiás

Autoria do projeto: BRUNO NUNES BANDEIRA

Responsável Técnico:

TIPO: Projeto Hidrossanitário - Patrimônio Cultural	PROJETO DE RESTAURAÇÃO	ÁREA PAV. TERREO 189.90m²	REVISÃO: R00
ETAPA: PROJETO DE RESTAURAÇÃO	Detalhes	ÁREA PAV. SUPERIOR 16.40 m²	DATA: OUTUBRO/2025
CONTÉUDO: Distribuição de Água Fria - Pav. Terreo / Pav. Caixa D'água Distribuição de Esgoto - Pav. Terreo / Pav. Caixa D'água Esquema isométrico Hidráulico Tanque séptico / Sumidouro		ÁREA TOTAL CONSTRUÍDA 189.90 m²	DESENHO: Bruno N. Bandeira