



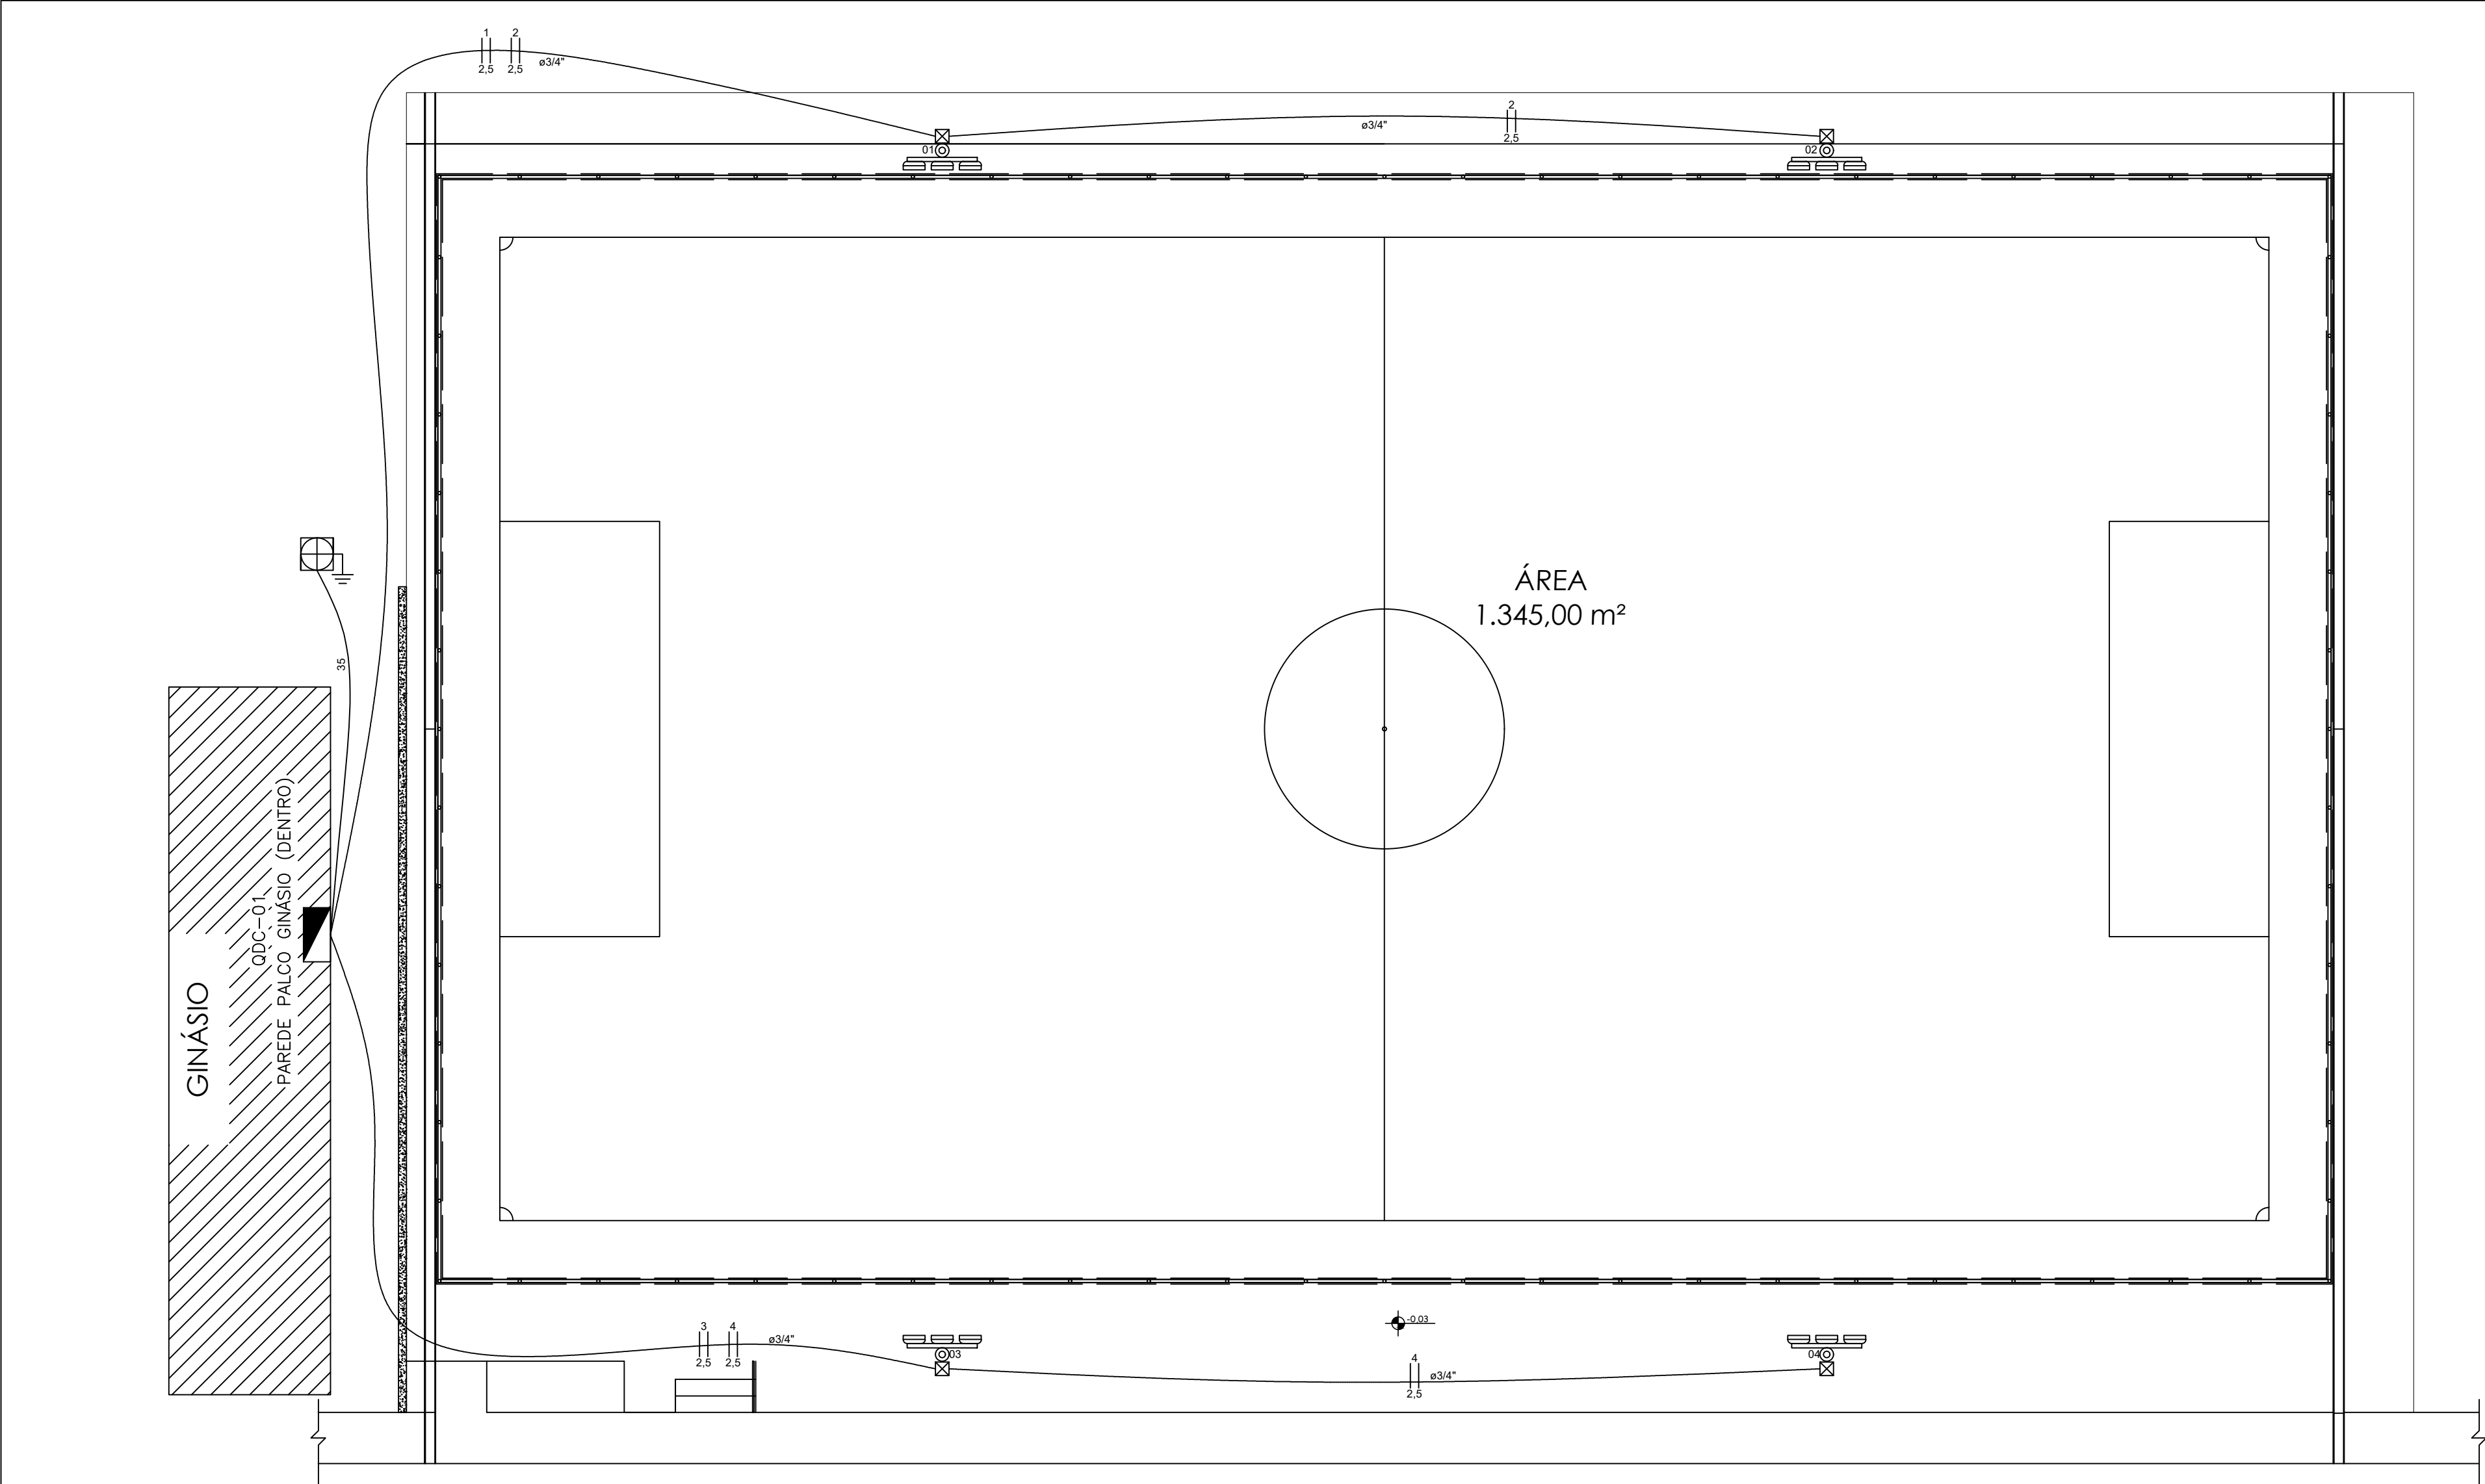

PLANTA PROJETO ELÉTRICO
ESCALA: 1:125

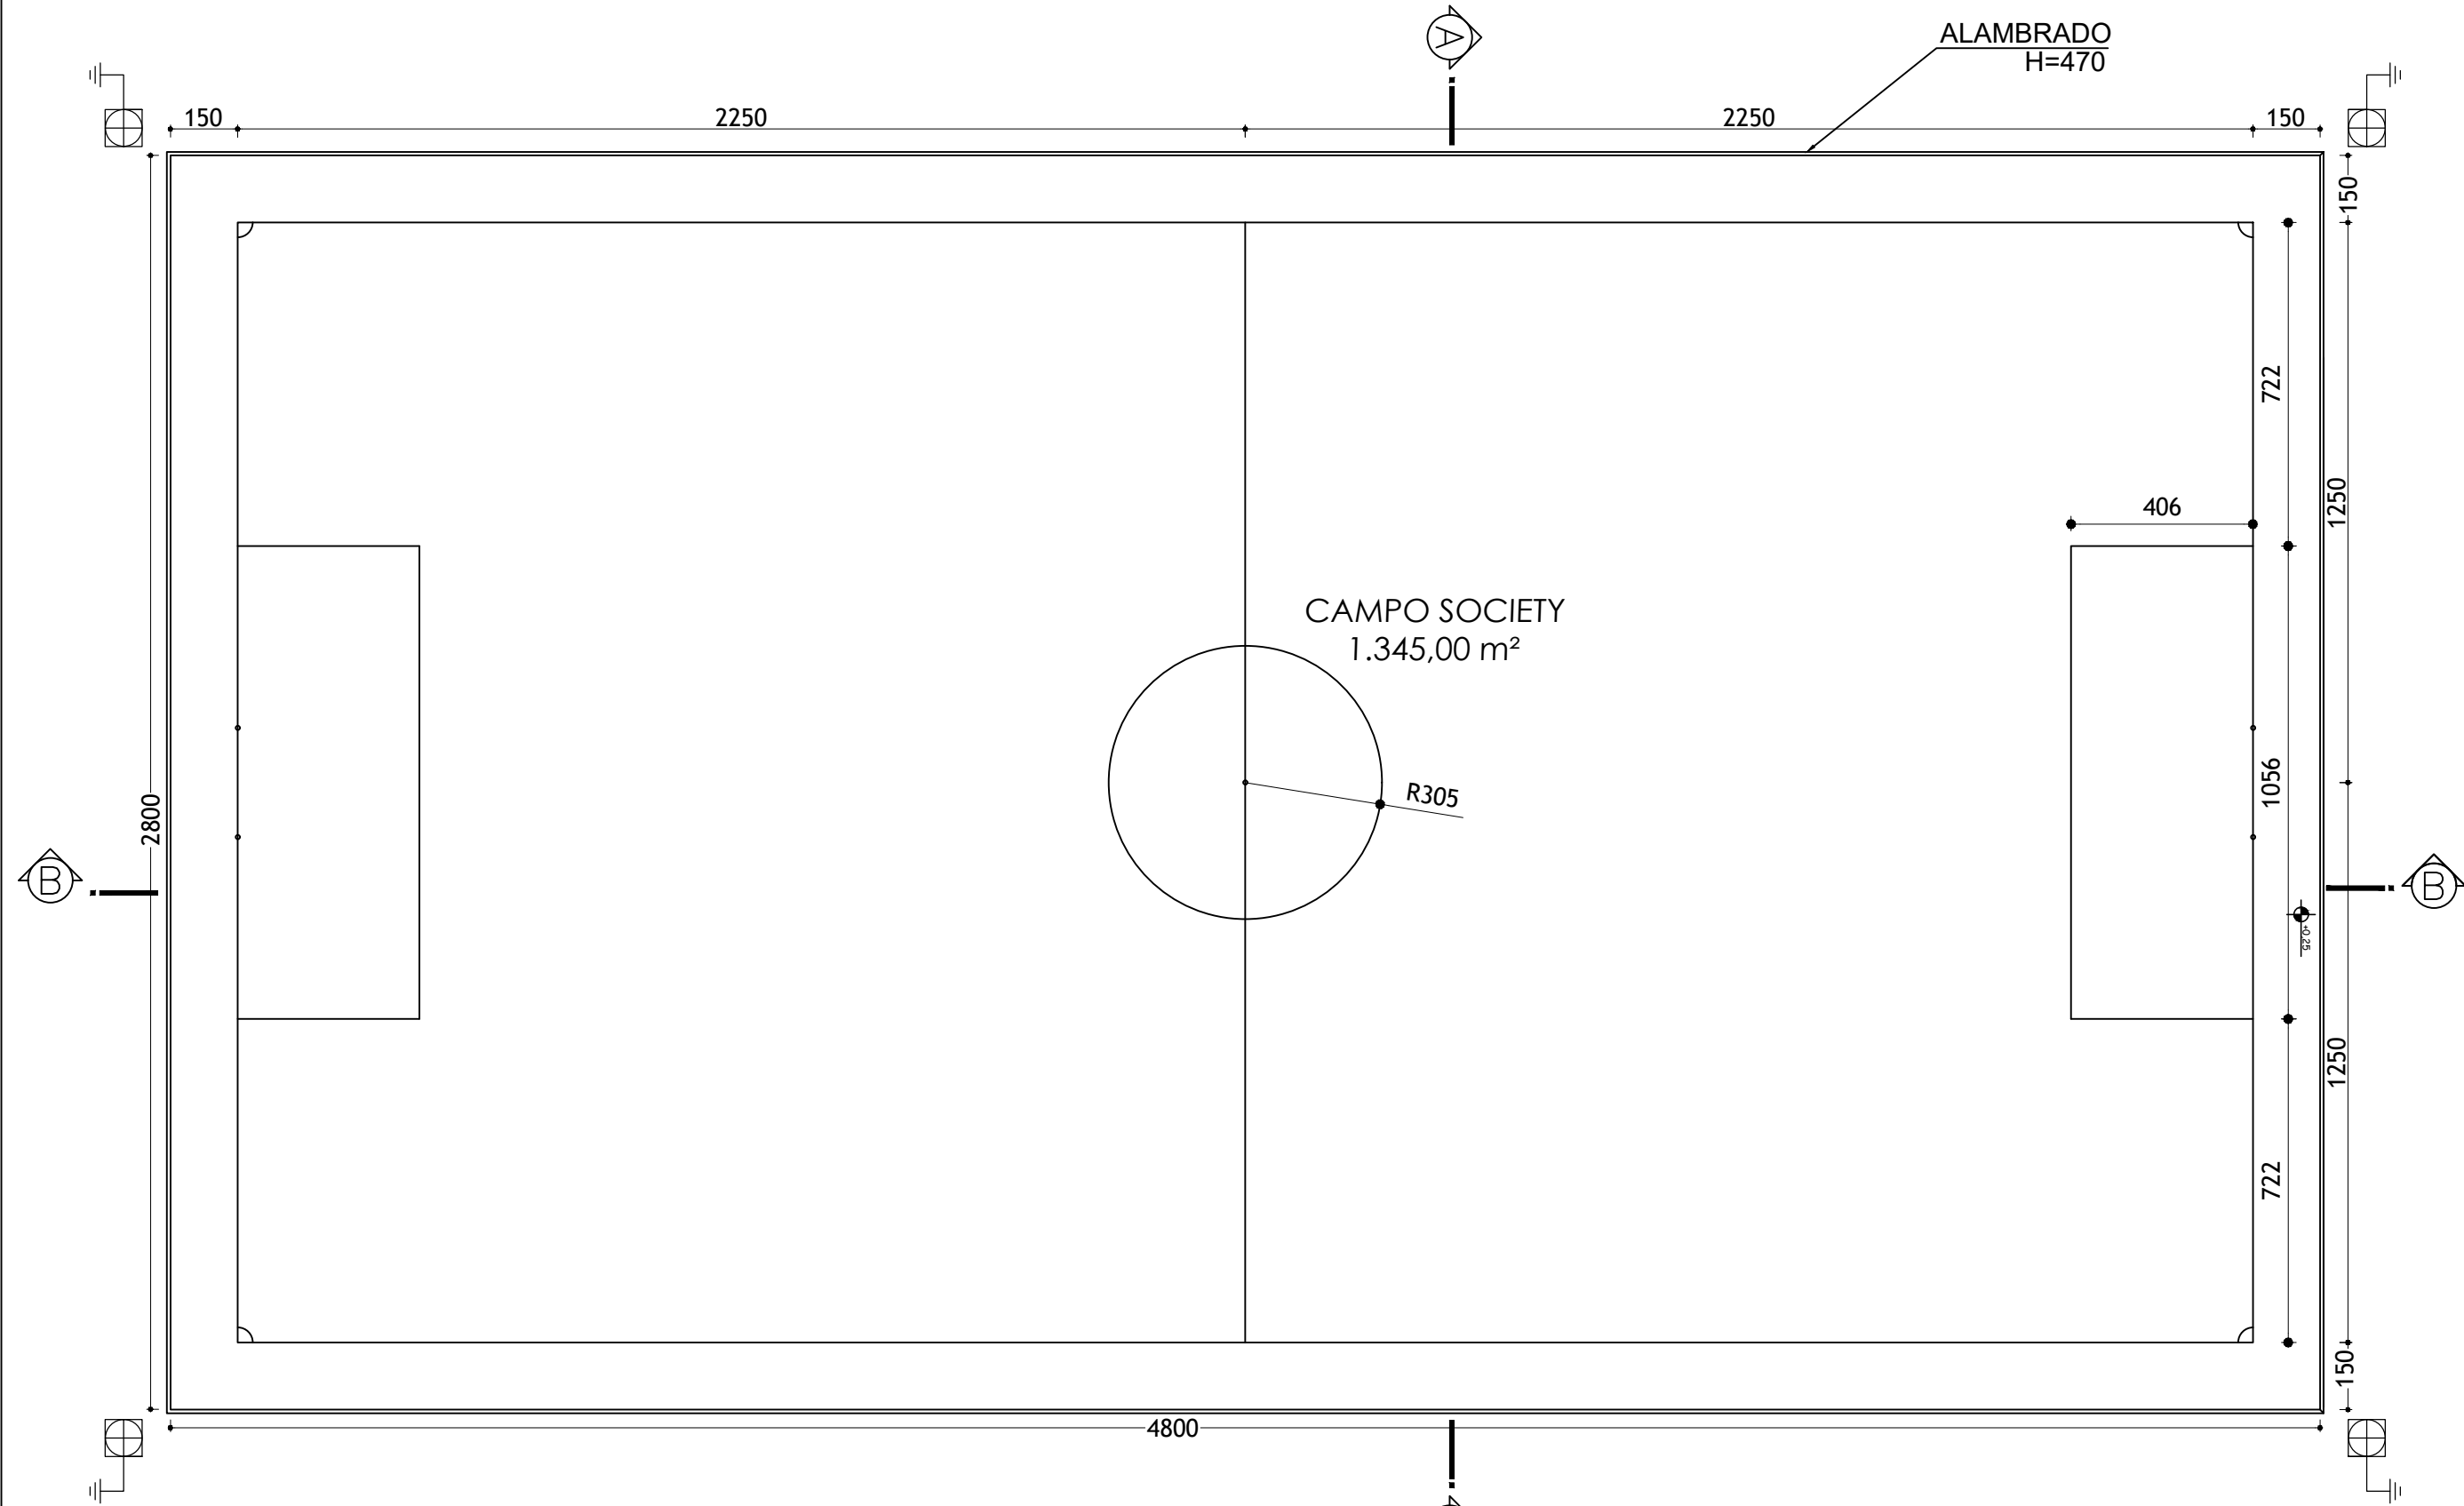

PLANTA DEMARCAÇÃO E SPDA
ESCALA: 1:150

— HASTE ATERRAMENTO 5/8" / 3,00m

LISTA DE MATERIAIS	
CAPTOR TIPO FRANKLIN	4,00 un.
CORDOALHA DE COBRE NU 35 MM²	16,00 mts.
HASTE DE ATERRAMENTO 5/8x2,40M	4,00 un.
CAIXA DE PASSAGEM	4,00 un.
TERMINAL/CONECTOR DE PRESSAO CABO 35MM2	4,00 un.
ABRACADEIRA DE LATAO P/ FIXACAO DE CABO	8,00 un.


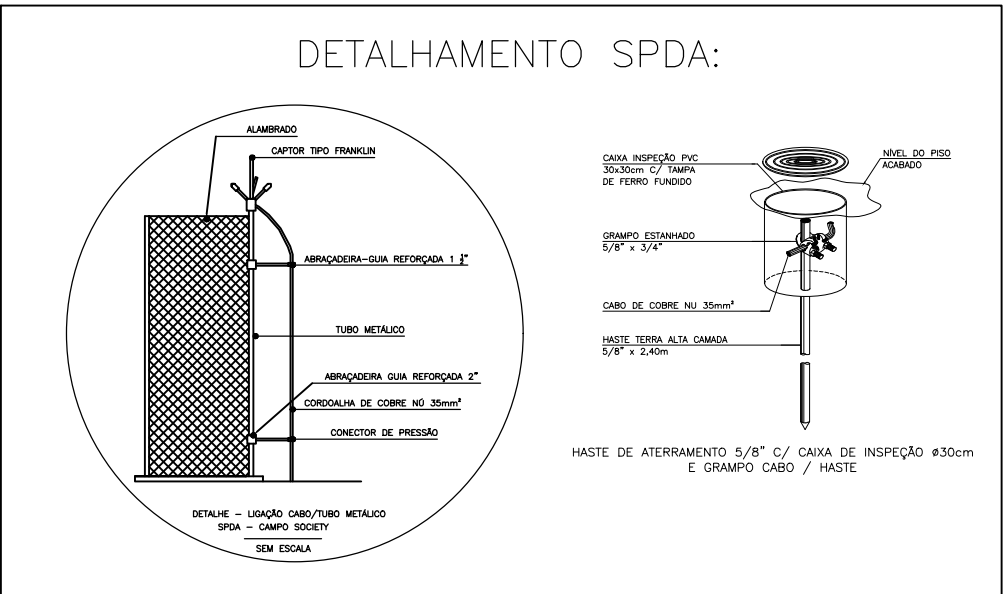





DIAGRAMA UNIFILAR GERAL

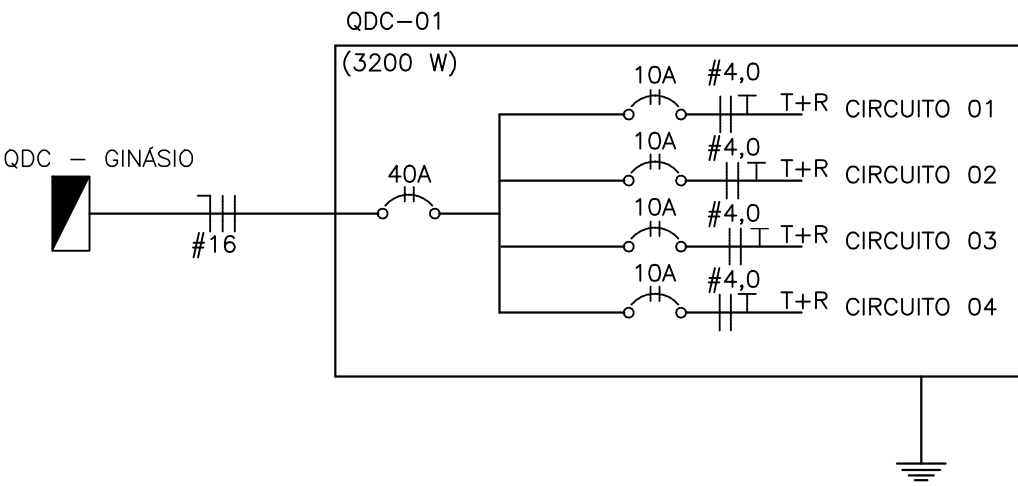

Quadro de Cargas QDC-01									
CAMPO SOCIETY									
Circ.	Iluminação LED	Pot. W	Pot. V.A	Fat. Pot.	Corr. A	Fases	Prot. A	Cond.	
01	--	03	600	720,44	0,85	4,22A	T+R	10A	2,5
02	--	03	600	720,44	0,85	4,22A	T+R	10A	2,5
03	--	03	600	720,44	0,85	4,22A	T+R	10A	2,5
04	--	03	600	720,44	0,85	4,22A	T+R	10A	2,5
TOTAL	--	12	2400	2881,76	0,85	16,88	T+R	40,0	10

LEGENDA

	— CAIXA DE PASSAGEM TAMPÃO ZA
	— REFLETOR P/ LÂMPADA LED 200W
	— QUADRO DE DISTRIBUIÇÃO C/BARRAMENTO
	— ELETRODUTO NO PISO
	— CONDUTORES Neutro, Fase, Terra.
	— POSTE DE AÇO CÔNICO CONTÍNUO 6,0m
	— HASTE COPERWELD 5/8" / 3m

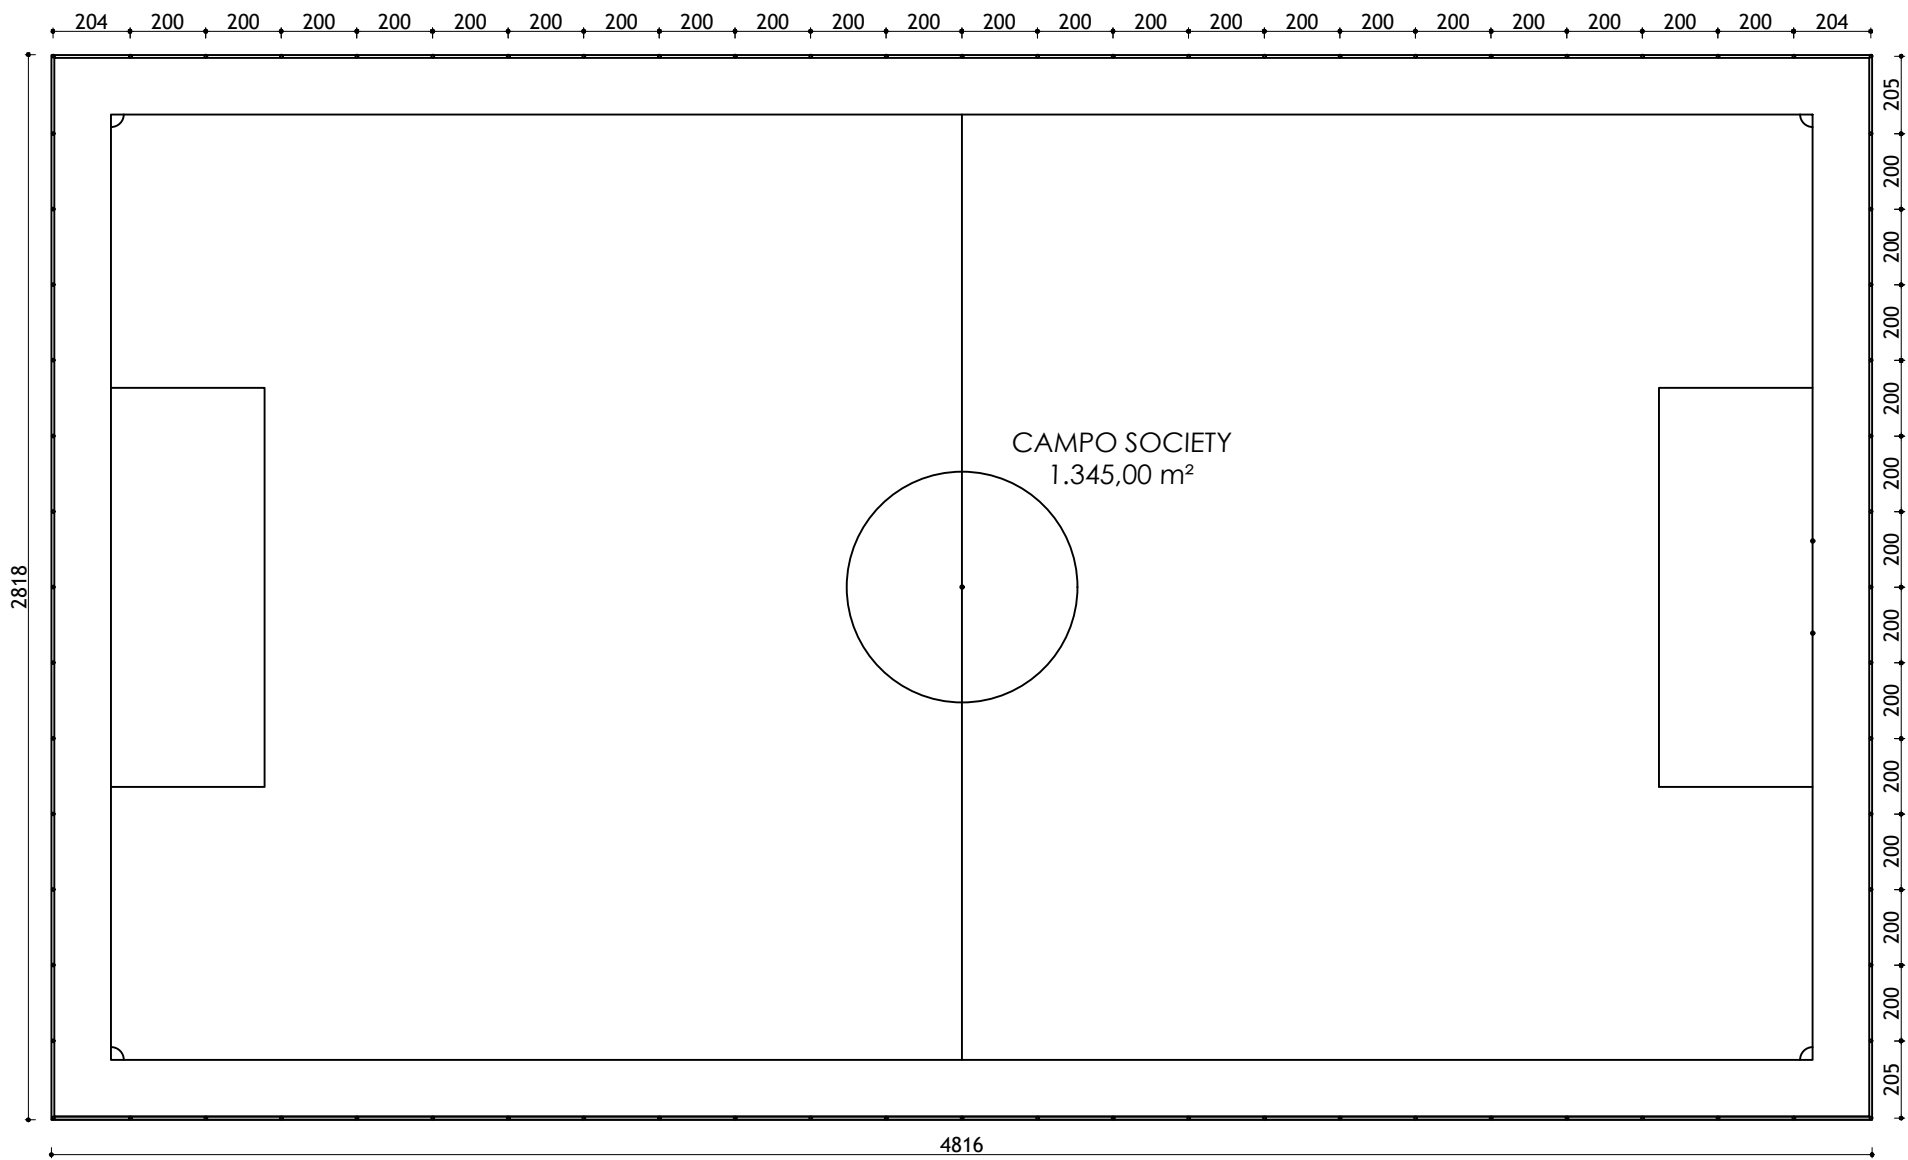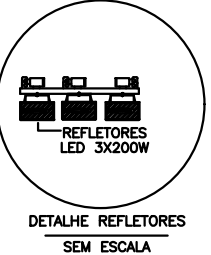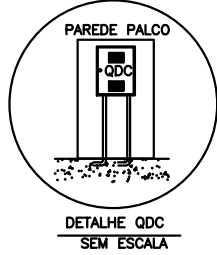

PLANTA DE MONTAGEM ALAMBRADO
ESCALA: 1:200

PREFEITURA MUNICIPAL DE FRUTA DE LEITE			
CONSTRUÇÃO DE CAMPO SOCIETY			
PROPRIETÁRIO	PREFEITURA MUNICIPAL DE FRUTA DE LEITE	CNPJ	01.612.483/0001-48
RT		DATA	ABR/26
DESENHO	SILVIO FABRÍCIO LAUREA GONÇALVES - ARQUITETO E URBANISTA - CREA 47.835-4	FOLHA	02/02
PLANTAS PROJETO ELÉTRICO, DEMARCAÇÃO E SPDA, DE MONTAGEM DE ALAMBRADO E DETALHAMENTOS	ESCALAS	INDICAÇÕES	