



REF.	DESCRIÇÃO	l (cm)	L (cm)	h (cm)	H (cm)	QTD.	MATERIAL
CI-1	Caixa de Inspeção - 1	60	60	20	50	1	Tijolos Maciços
CD-1	Caixa de Distribuição - 1	50	70	30	70	1	Tijolos Maciços


OBSERVAÇÃO 01: As tampas das caixas de inspeção/distribuição serão no nível do terreno (edificação).

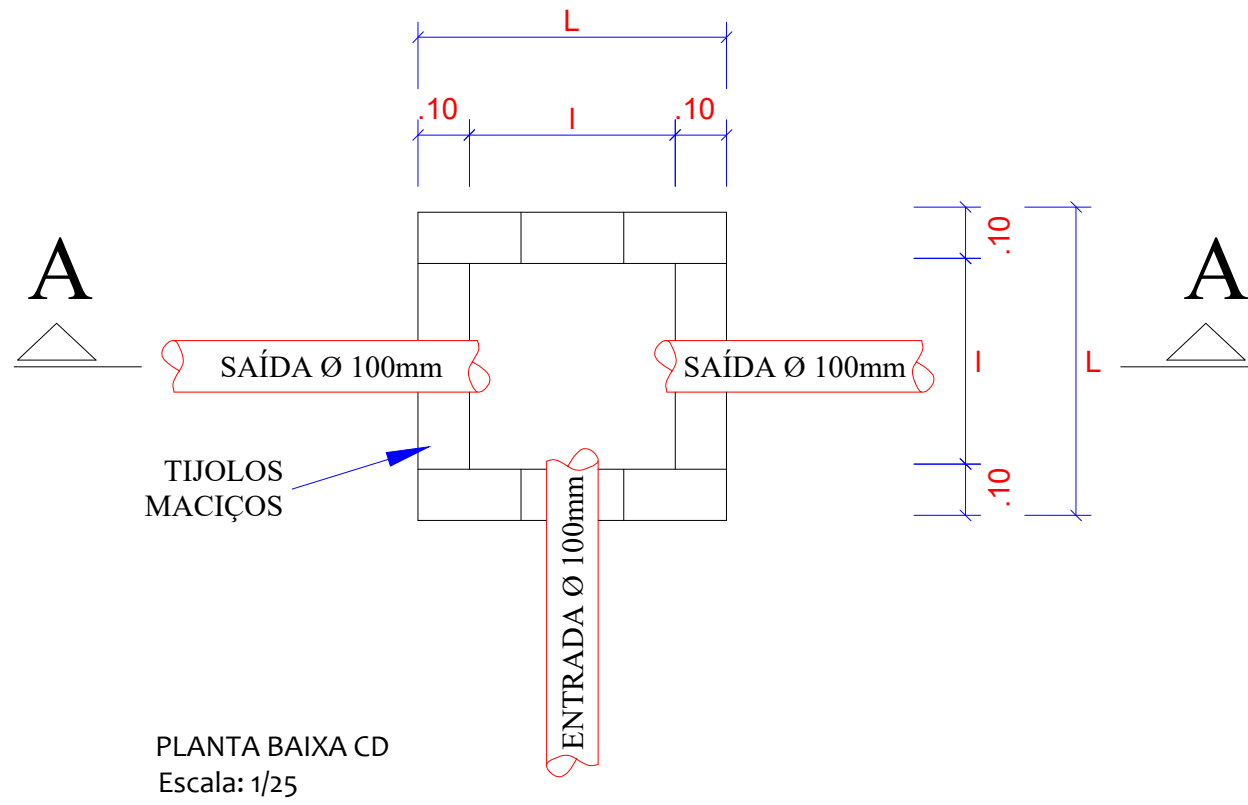


PLANTA BAIXA CD
Escala: 1/25

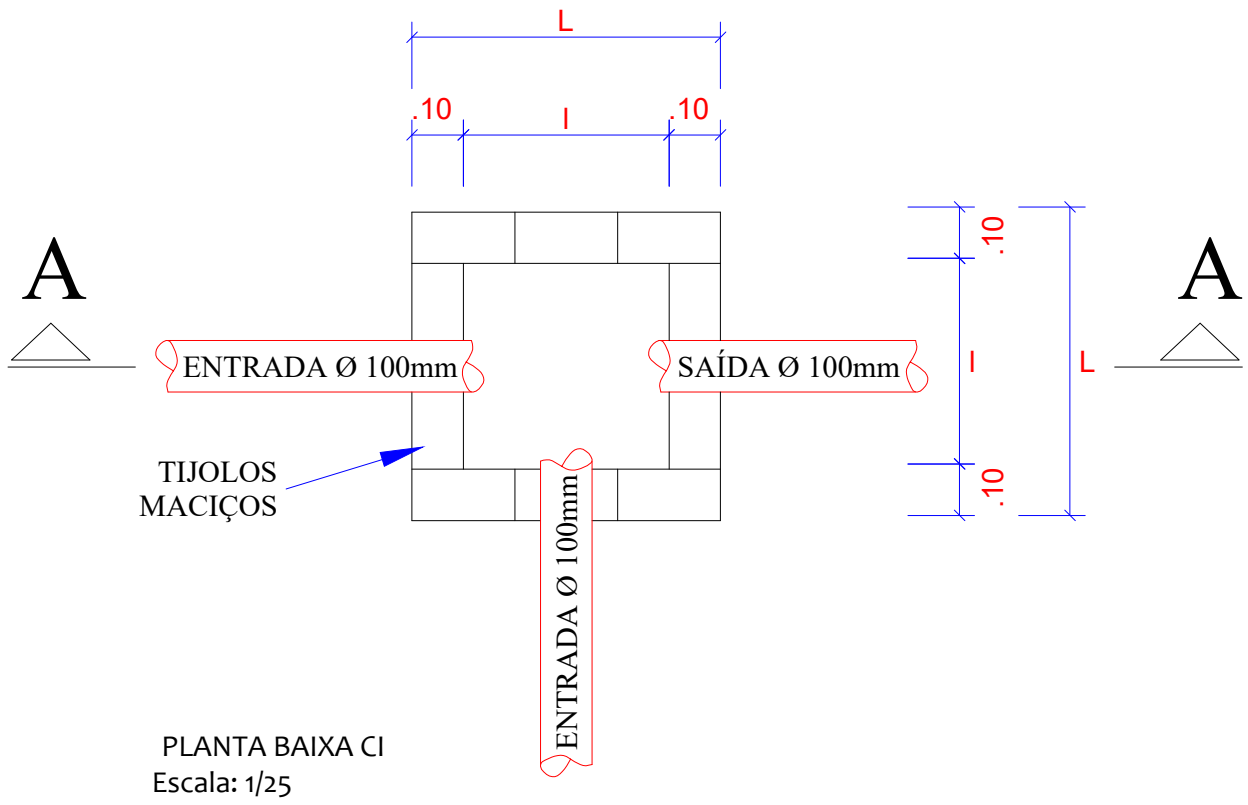


PLANTA BAIXA CI
Escala: 1/25

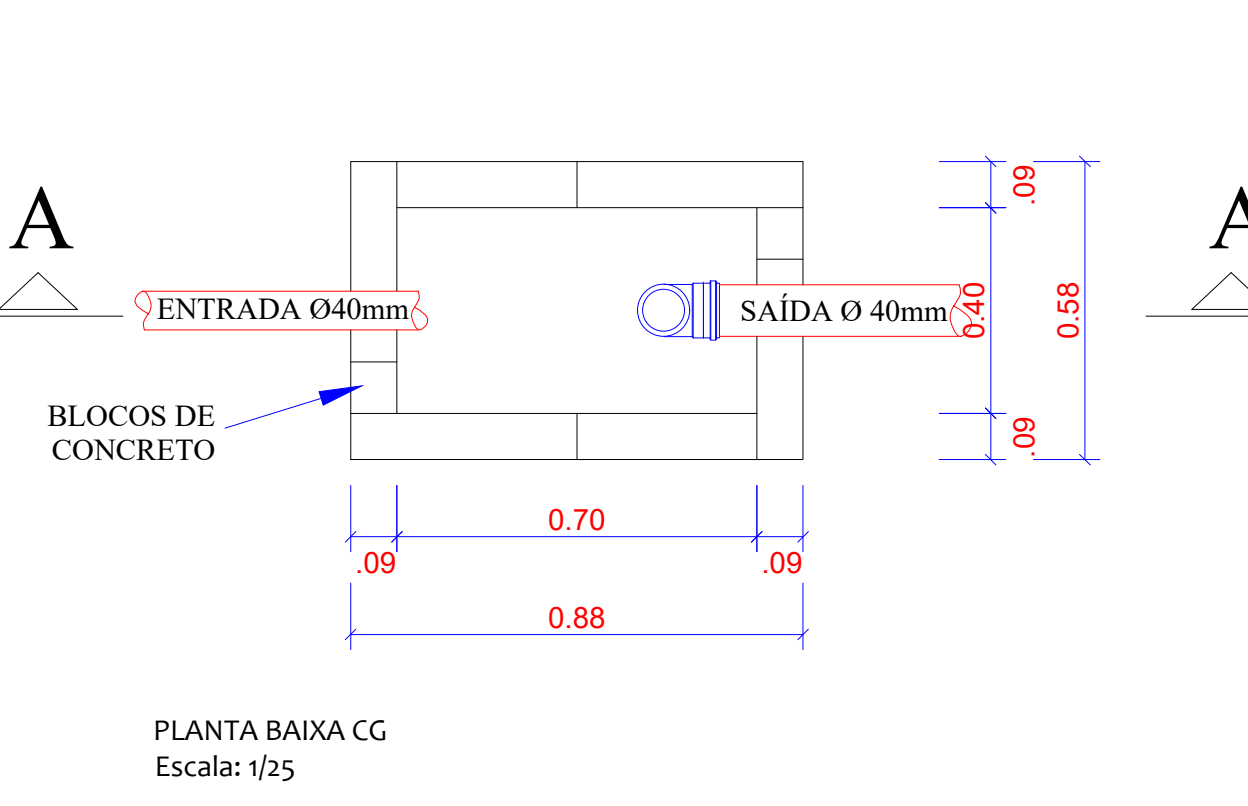


PLANTA BAIXA CG
Escala: 1/25

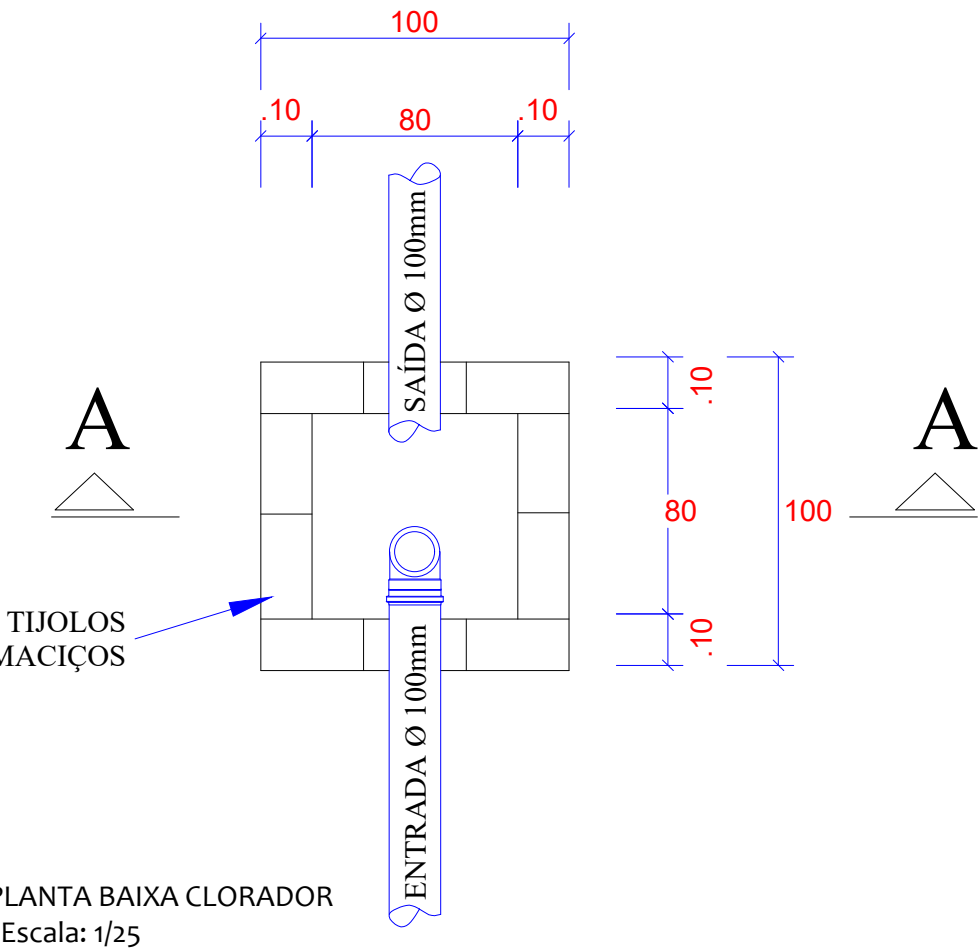


PLANTA BAIXA CLORADOR
Escala: 1/25

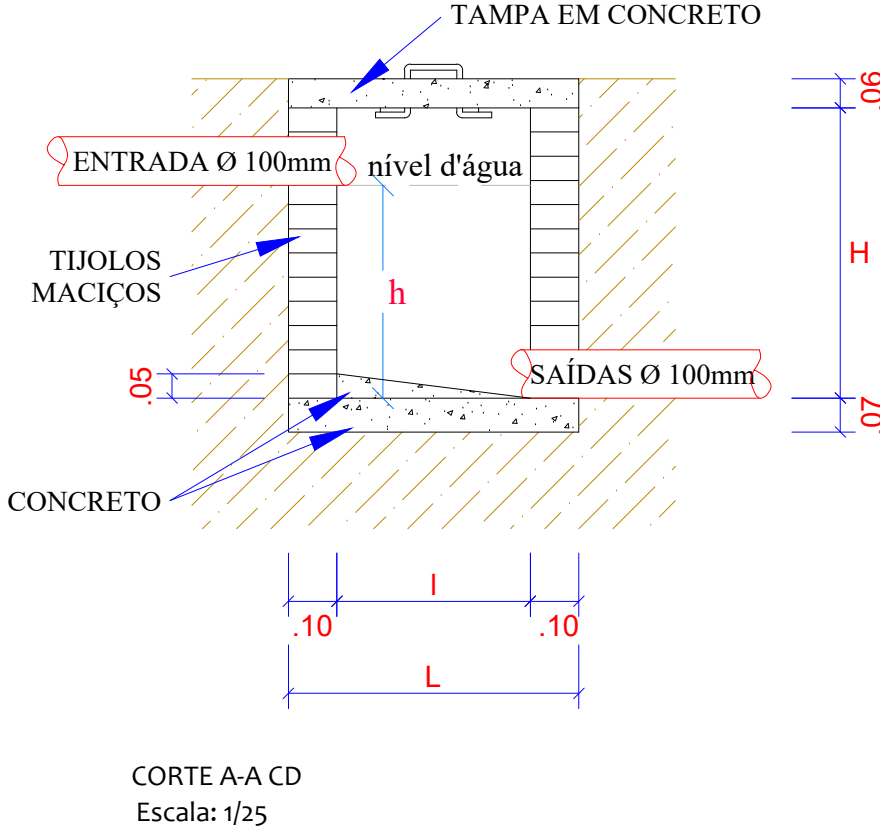


CORTE A-A CD
Escala: 1/25

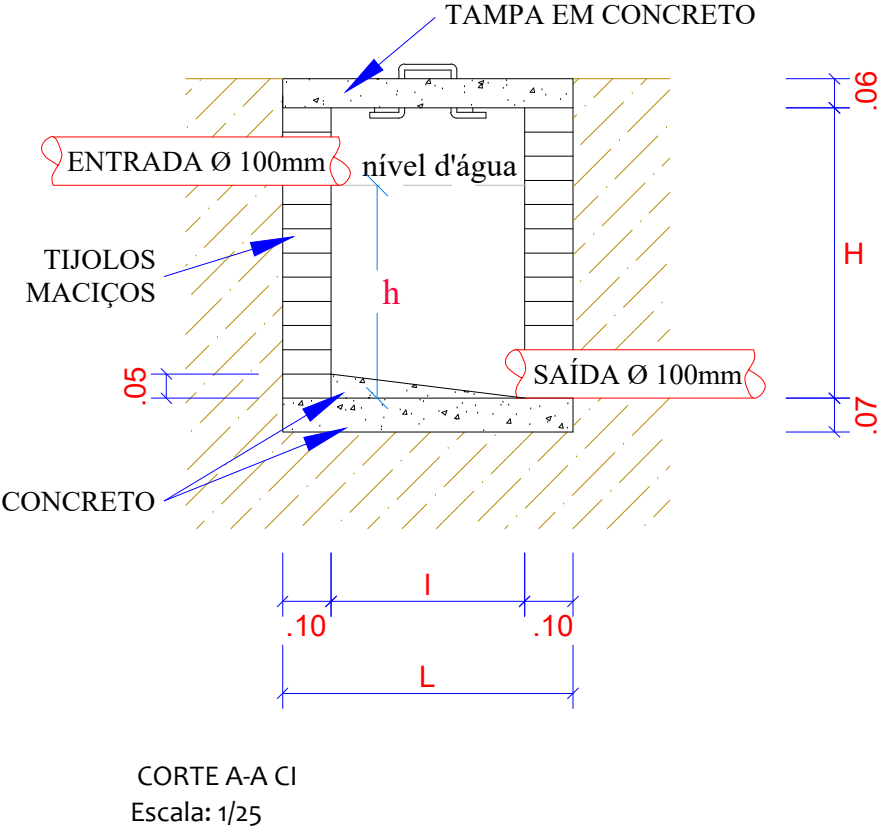


CORTE A-A CI
Escala: 1/25

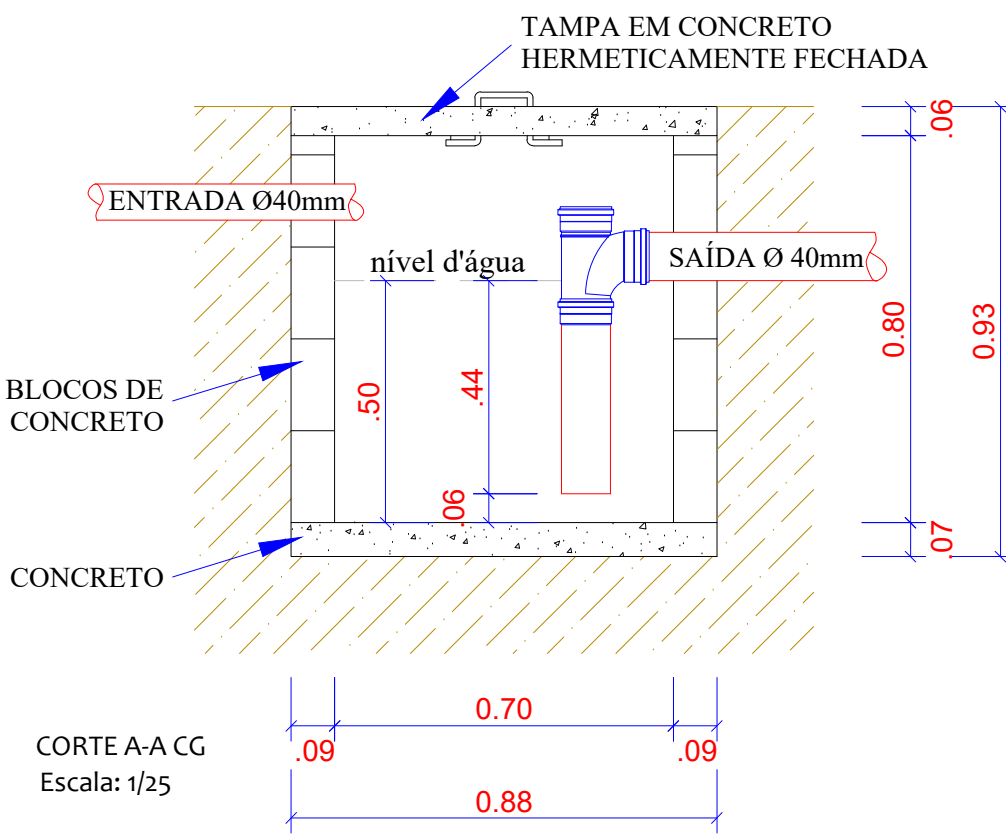


CORTE A-A CG
Escala: 1/25

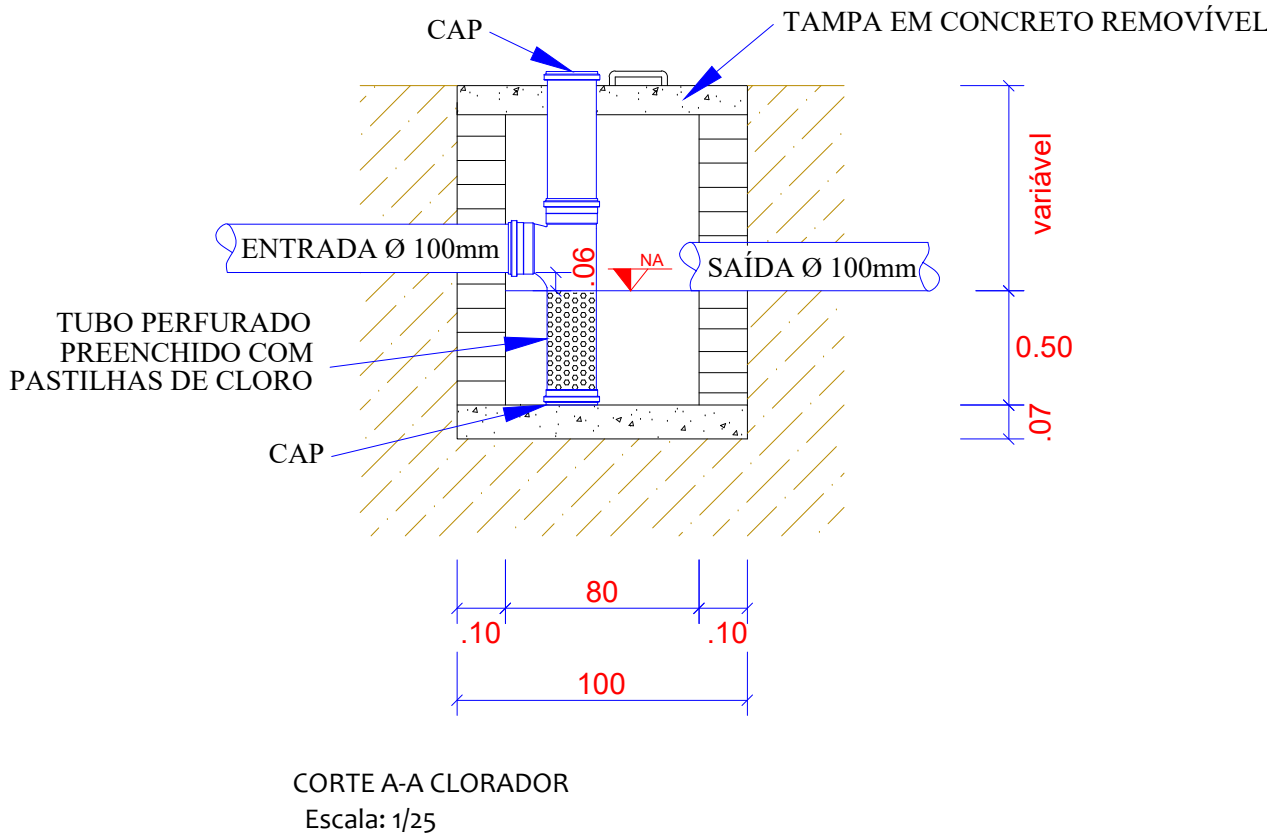


CORTE A-A CLORADOR
Escala: 1/25

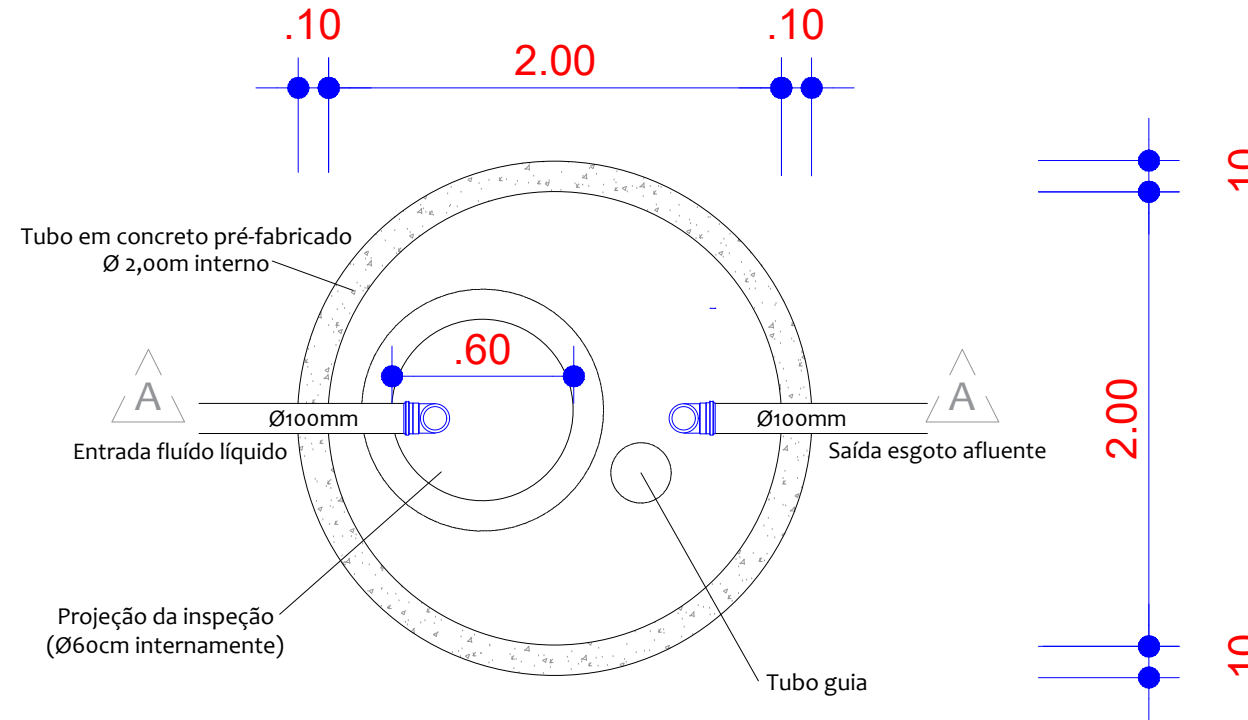


PLANTA BAIXA FOSSA SÉPTICA
Escala: 1/25

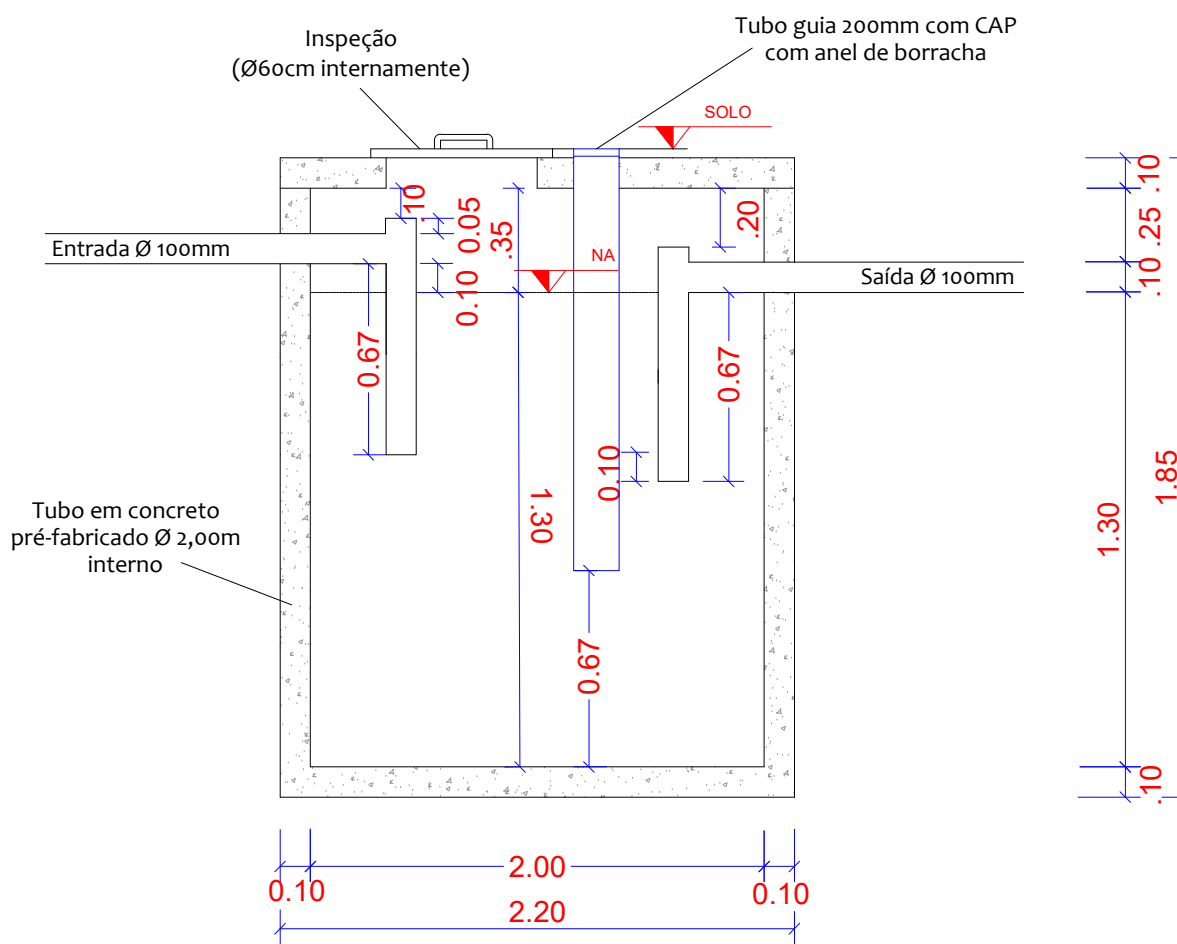


CORTE A-A FOSSA SÉPTICA
Escala: 1/25

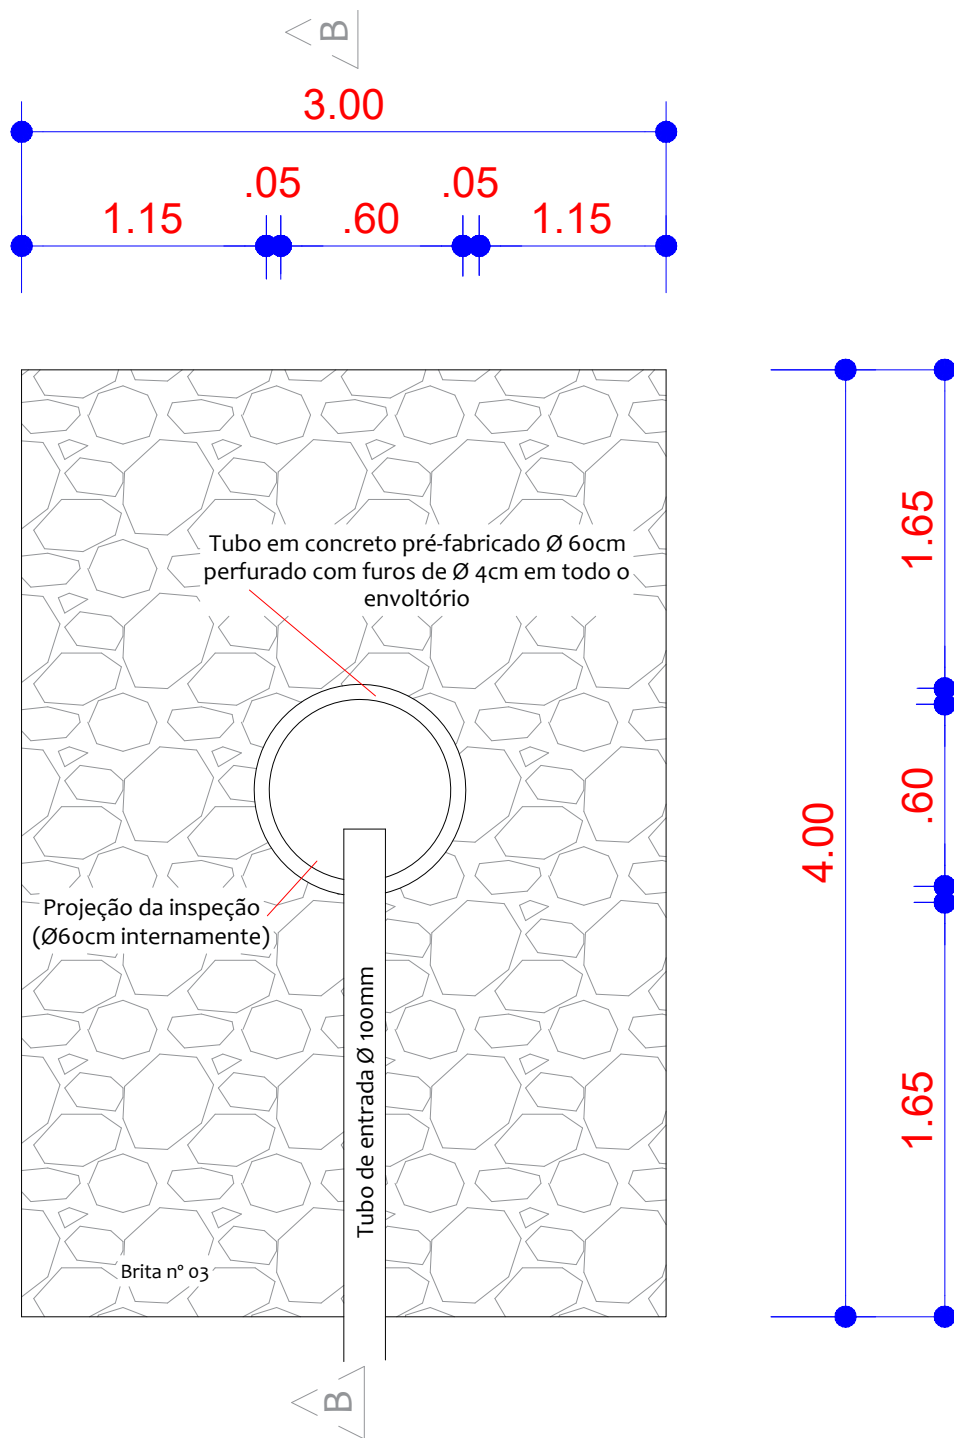


PLANTA BAIXA SUMIDOURO
Escala: 1/25

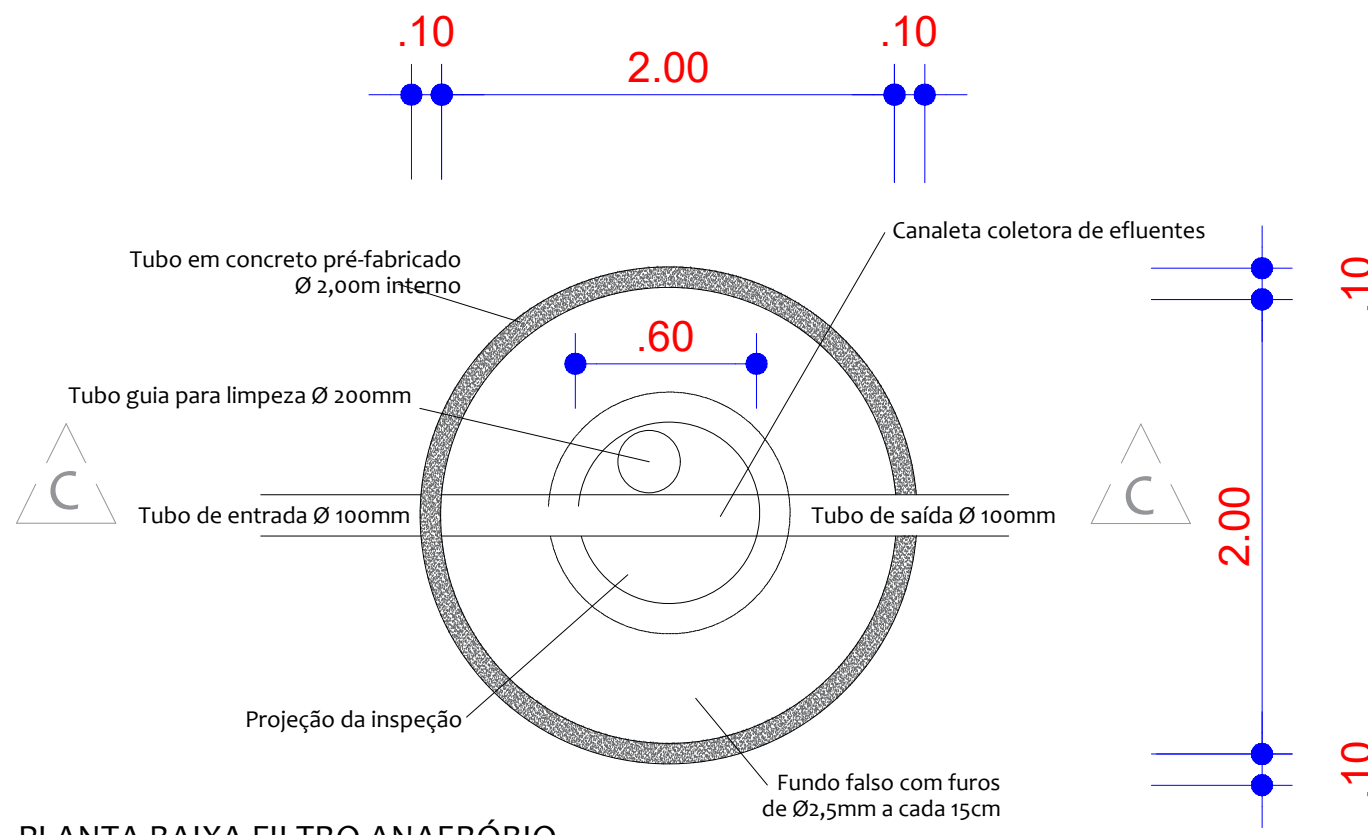

PLANTA BAIXA FILTRO ANAERÓBIO
Escala: 1/25

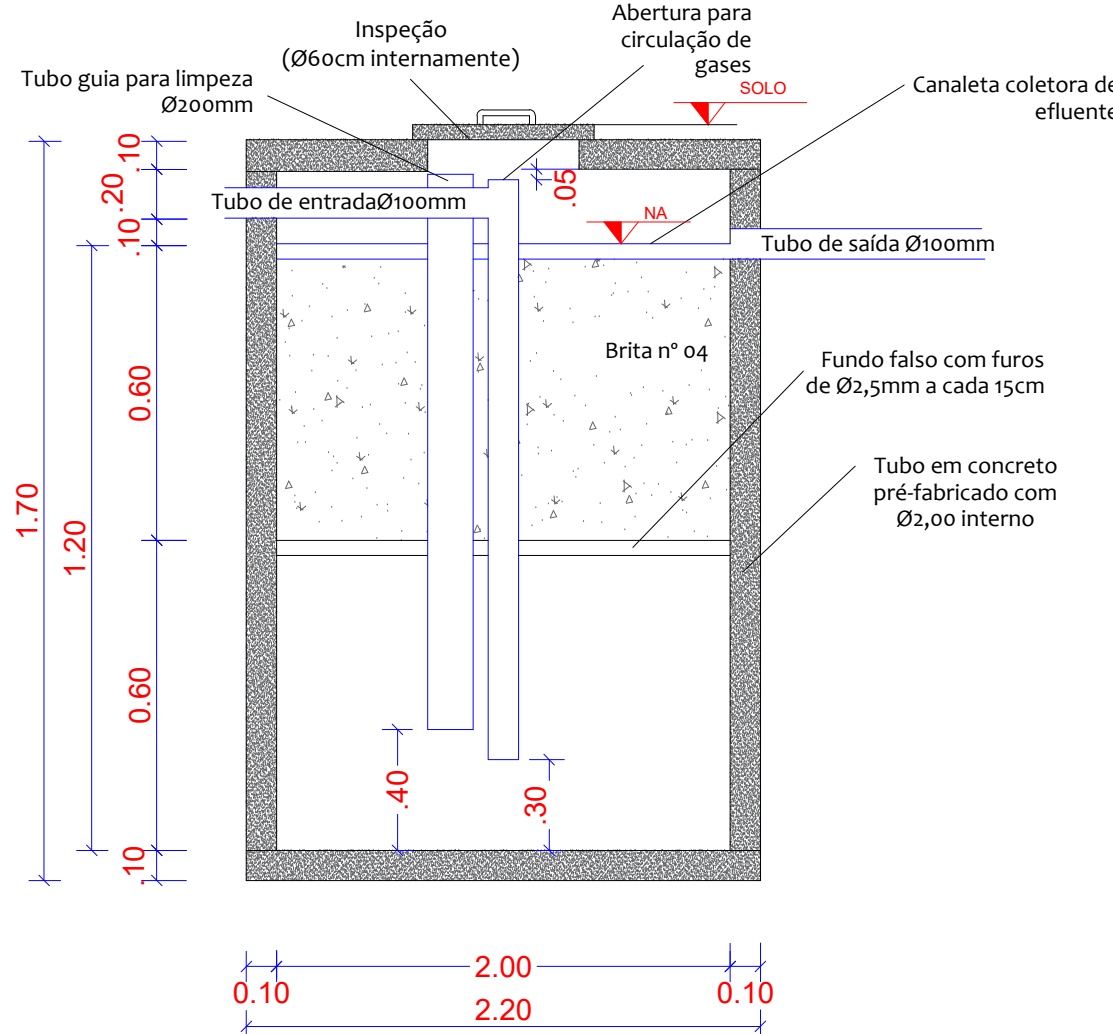

CORTE C-C FILTRO ANAERÓBIO
Escala: 1/25

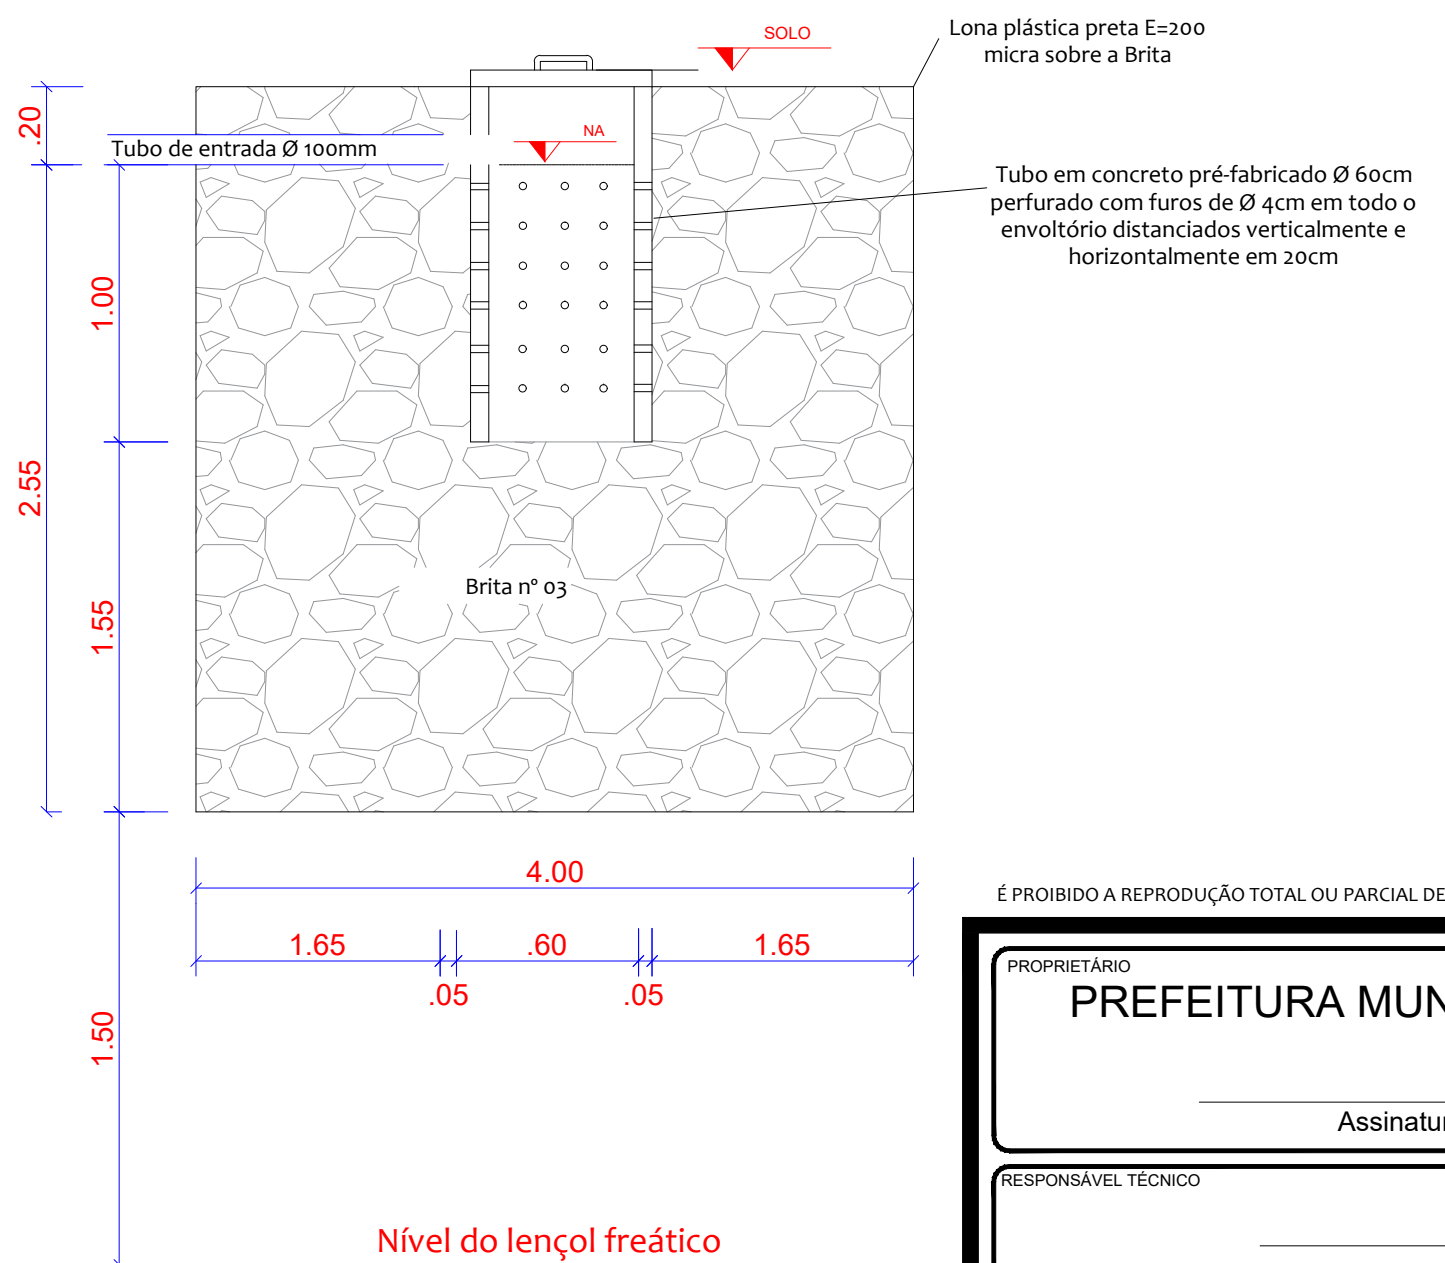

Corte B-B Sumidouros
Escala: 1/25

É PROIBIDO A REPRODUÇÃO TOTAL OU PARCIAL DESTE PROJETO, SEM A AUTORIZAÇÃO POR ESCRITO PELO PROJETISTA - LEI Nº9610 (19/02/1998)

PROPRIETÁRIO	Área
PREFEITURA MUNICIPAL DE BANDEIRANTE	382,05m²
Assinatura do Proprietário	
RESPONSÁVEL TÉCNICO	DATA
Engº Civil Taynan Junior Zimmermann - CREA/SC nº 226.637-0	Fevereiro/2026
ESPECIFICAÇÃO	UNIDADES
Projeto Sanitário	metros
Detalhes Fossa, Filtro e Sumidouro	DESENHO
	Taynan
PROJETO	
Centro de Múltiplo Uso	
ENDEREÇO	PRANCHA
Rua João Bataglin, nº 1074, Quadra 141, Lote 08, Bandeirante - SC, 89905-000	4/5
CONTATO	
Av. Santo Antônio, 1069 - Bandeirante/SC (49) 3626-0012 / E-mail: engenharia1@bandeirante.sc.gov.br	