


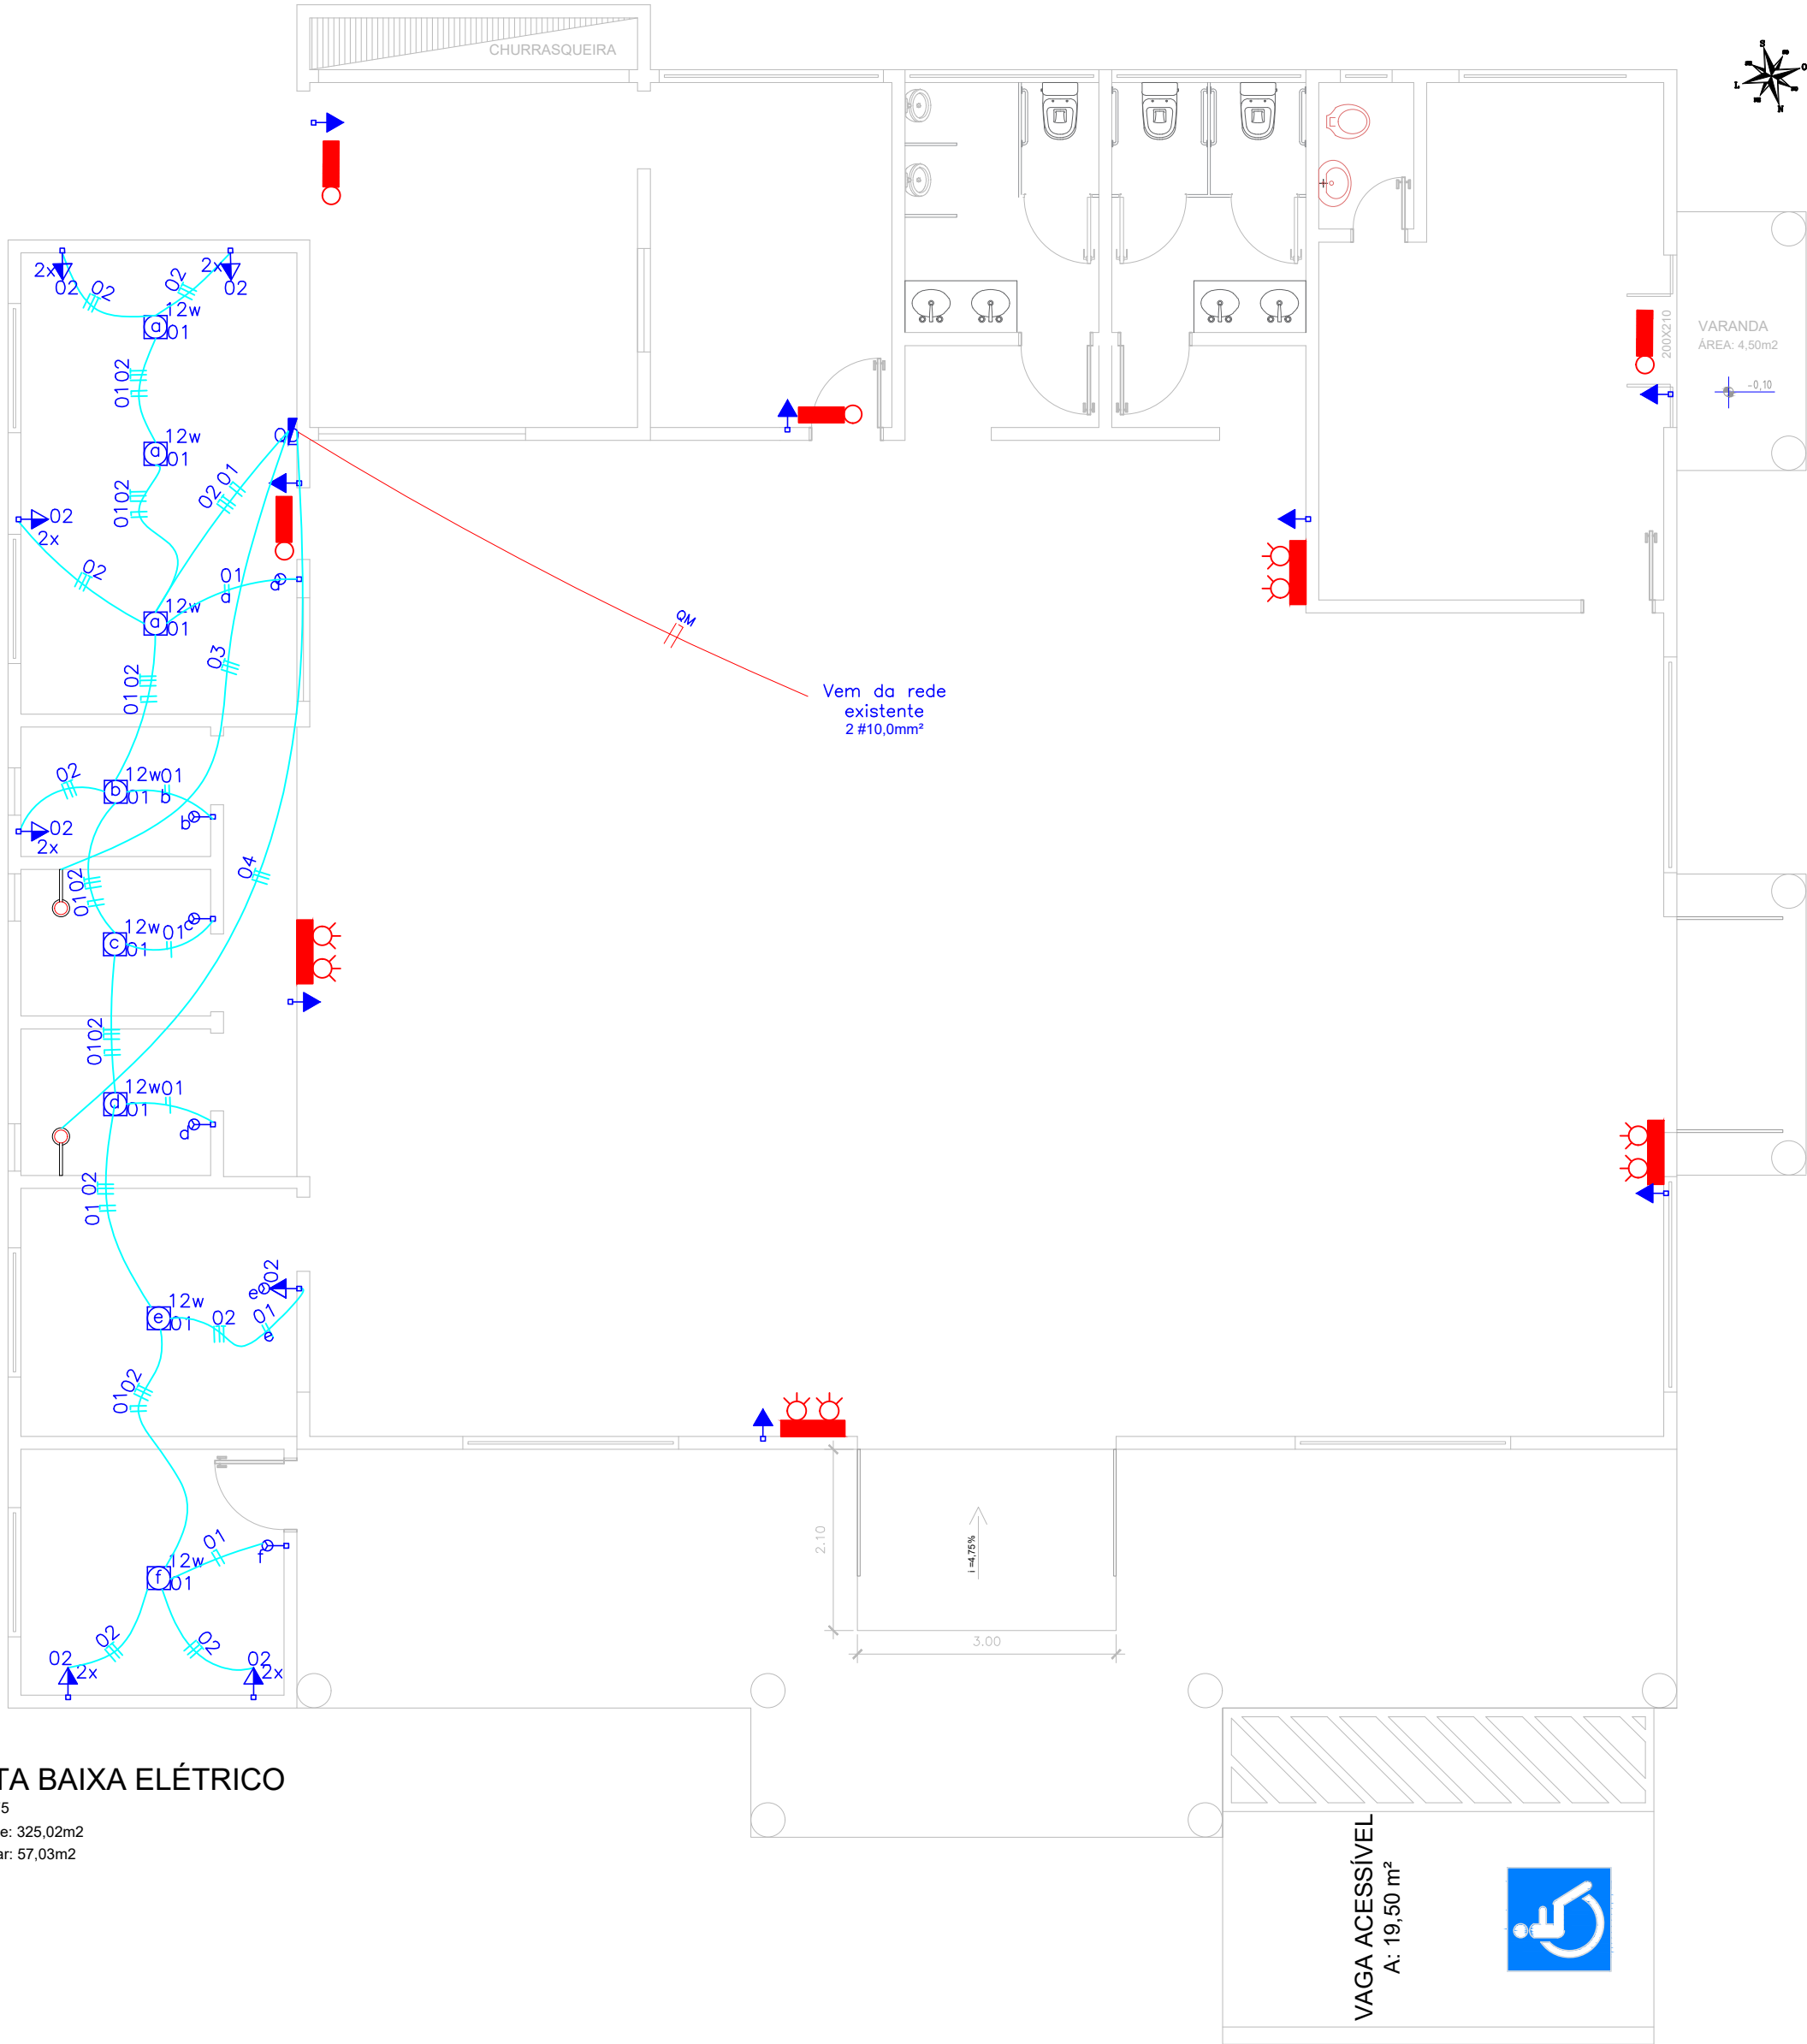

PLANTA BAIXA ELÉTRICO
ESCALA: 1/75
Área existente: 325,02m2
Área à ampliar: 57,03m2


QUADRO DE CARGAS (QD-1)											
Nº DO QD	Nº DO CIRCUITO	DESCRIÇÃO	ESQUEMA	TENSÃO (V)	ILUMINAÇÃO (W)					Nº DE PONTOS	POTÊNCIA TOTAL (W)
					12	160	200	600	6500		
QD-1	1	ILUMINAÇÃO	F+N	220	08					08	96
	2	TUGs	F+N+T	220			20			25	4000
	3	CHUVEIRO	F+N+T	220					1	1	6500
	4	CHUVEIRO	F+N+T	220					1	1	6500

SIMBOLOGIAS

- Tomada hexagonal (NBR 14136) - a 0,30m do piso acabado
- Tomada hexagonal (NBR 14136) - a 1,20m do piso acabdo
- Tomada hexagonal (NBR 14136) - a 2,0m do piso acabado
- Quadro de distribuição - embutir a 1,50m do piso acabado
- Uma tomada baixa e uma tomada média a 0,30m e 1,20m do piso acabado
- Interruptor simples três teclas a 1,20m do piso acabado
- Luminária led sobrepor 12W
- Placa de fechamento cega
- Condutores: Fase, neutro, terra e retorno respectivamente


NOTAS:

- A ESPECIFICAÇÃO DETALHADA DOS COMPONENTES É INDICADO NA LISTA DE MATERIAIS DO PROJETO
- A DISTÂNCIA VERTICAL ENTRE A PARTE INFERIOR DE QUALQUER CONDUTOR E O SOLO OU PISO, NÃO PODE SER INFERIOR A 5,50m EM LOCAIS DE TRÂNSITO OU PASSAGEM DE VEÍCULOS E 3,50m EM LOCAIS DE CIRCULAÇÃO DE PEDESTRES E LOCAIS DE SOLEIRA DE PORTA
- AS DIMENSÕES INDICADA SÃO OS VALORES MÍNIMOS EXIGIDOS, EM "cm".
- EM CADA ELETRODUTO DEVE-SE DEIXAR UM GUIA DE ARAME

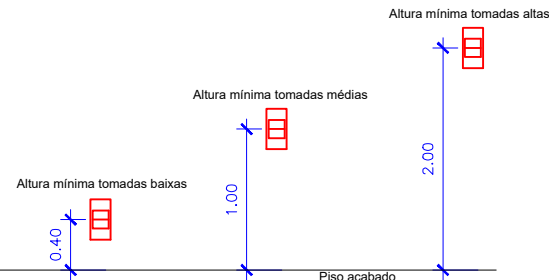

DETALHES DE POSICIONAMENTO

DIAGRAMA UNIFILAR

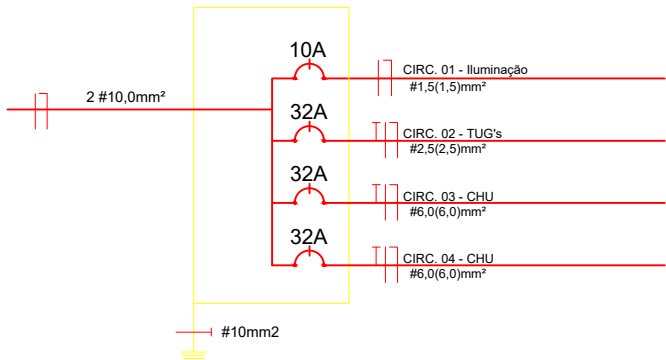

É PROIBIDO A REPRODUÇÃO TOTAL OU PARCIAL DESTES PROJETO, SEM A AUTORIZAÇÃO POR ESCRITO PELO PROJETISTA - LEI Nº9610 (19/02/1998)

PROPRIETÁRIO PREFEITURA MUNICIPAL DE BANDEIRANTE Assinatura do Proprietário	Área 382,05m²
RESPONSÁVEL TÉCNICO Engº Civil Taynan Junior Zimmermann - CREA/SC nº 226.637-0	DATA Fevereiro/2026
ESPECIFICAÇÃO Projeto Elétrico Planta Baixa e detalhes	UNIDADES metros
PROJETO Centro de Múltiplo Uso	DESENHO Taynan
ENDEREÇO Rua João Bataglin, nº 1074, Quadra 141, Lote 08, Bandeirante - SC, 89905-000	PRANCHA 5/5
CONTATO Av. Santo Antônio, 1069 - Bandeirante/SC / (49) 3626-0012 / E-mail: engenharia1@bandeirante.sc.gov.br	