


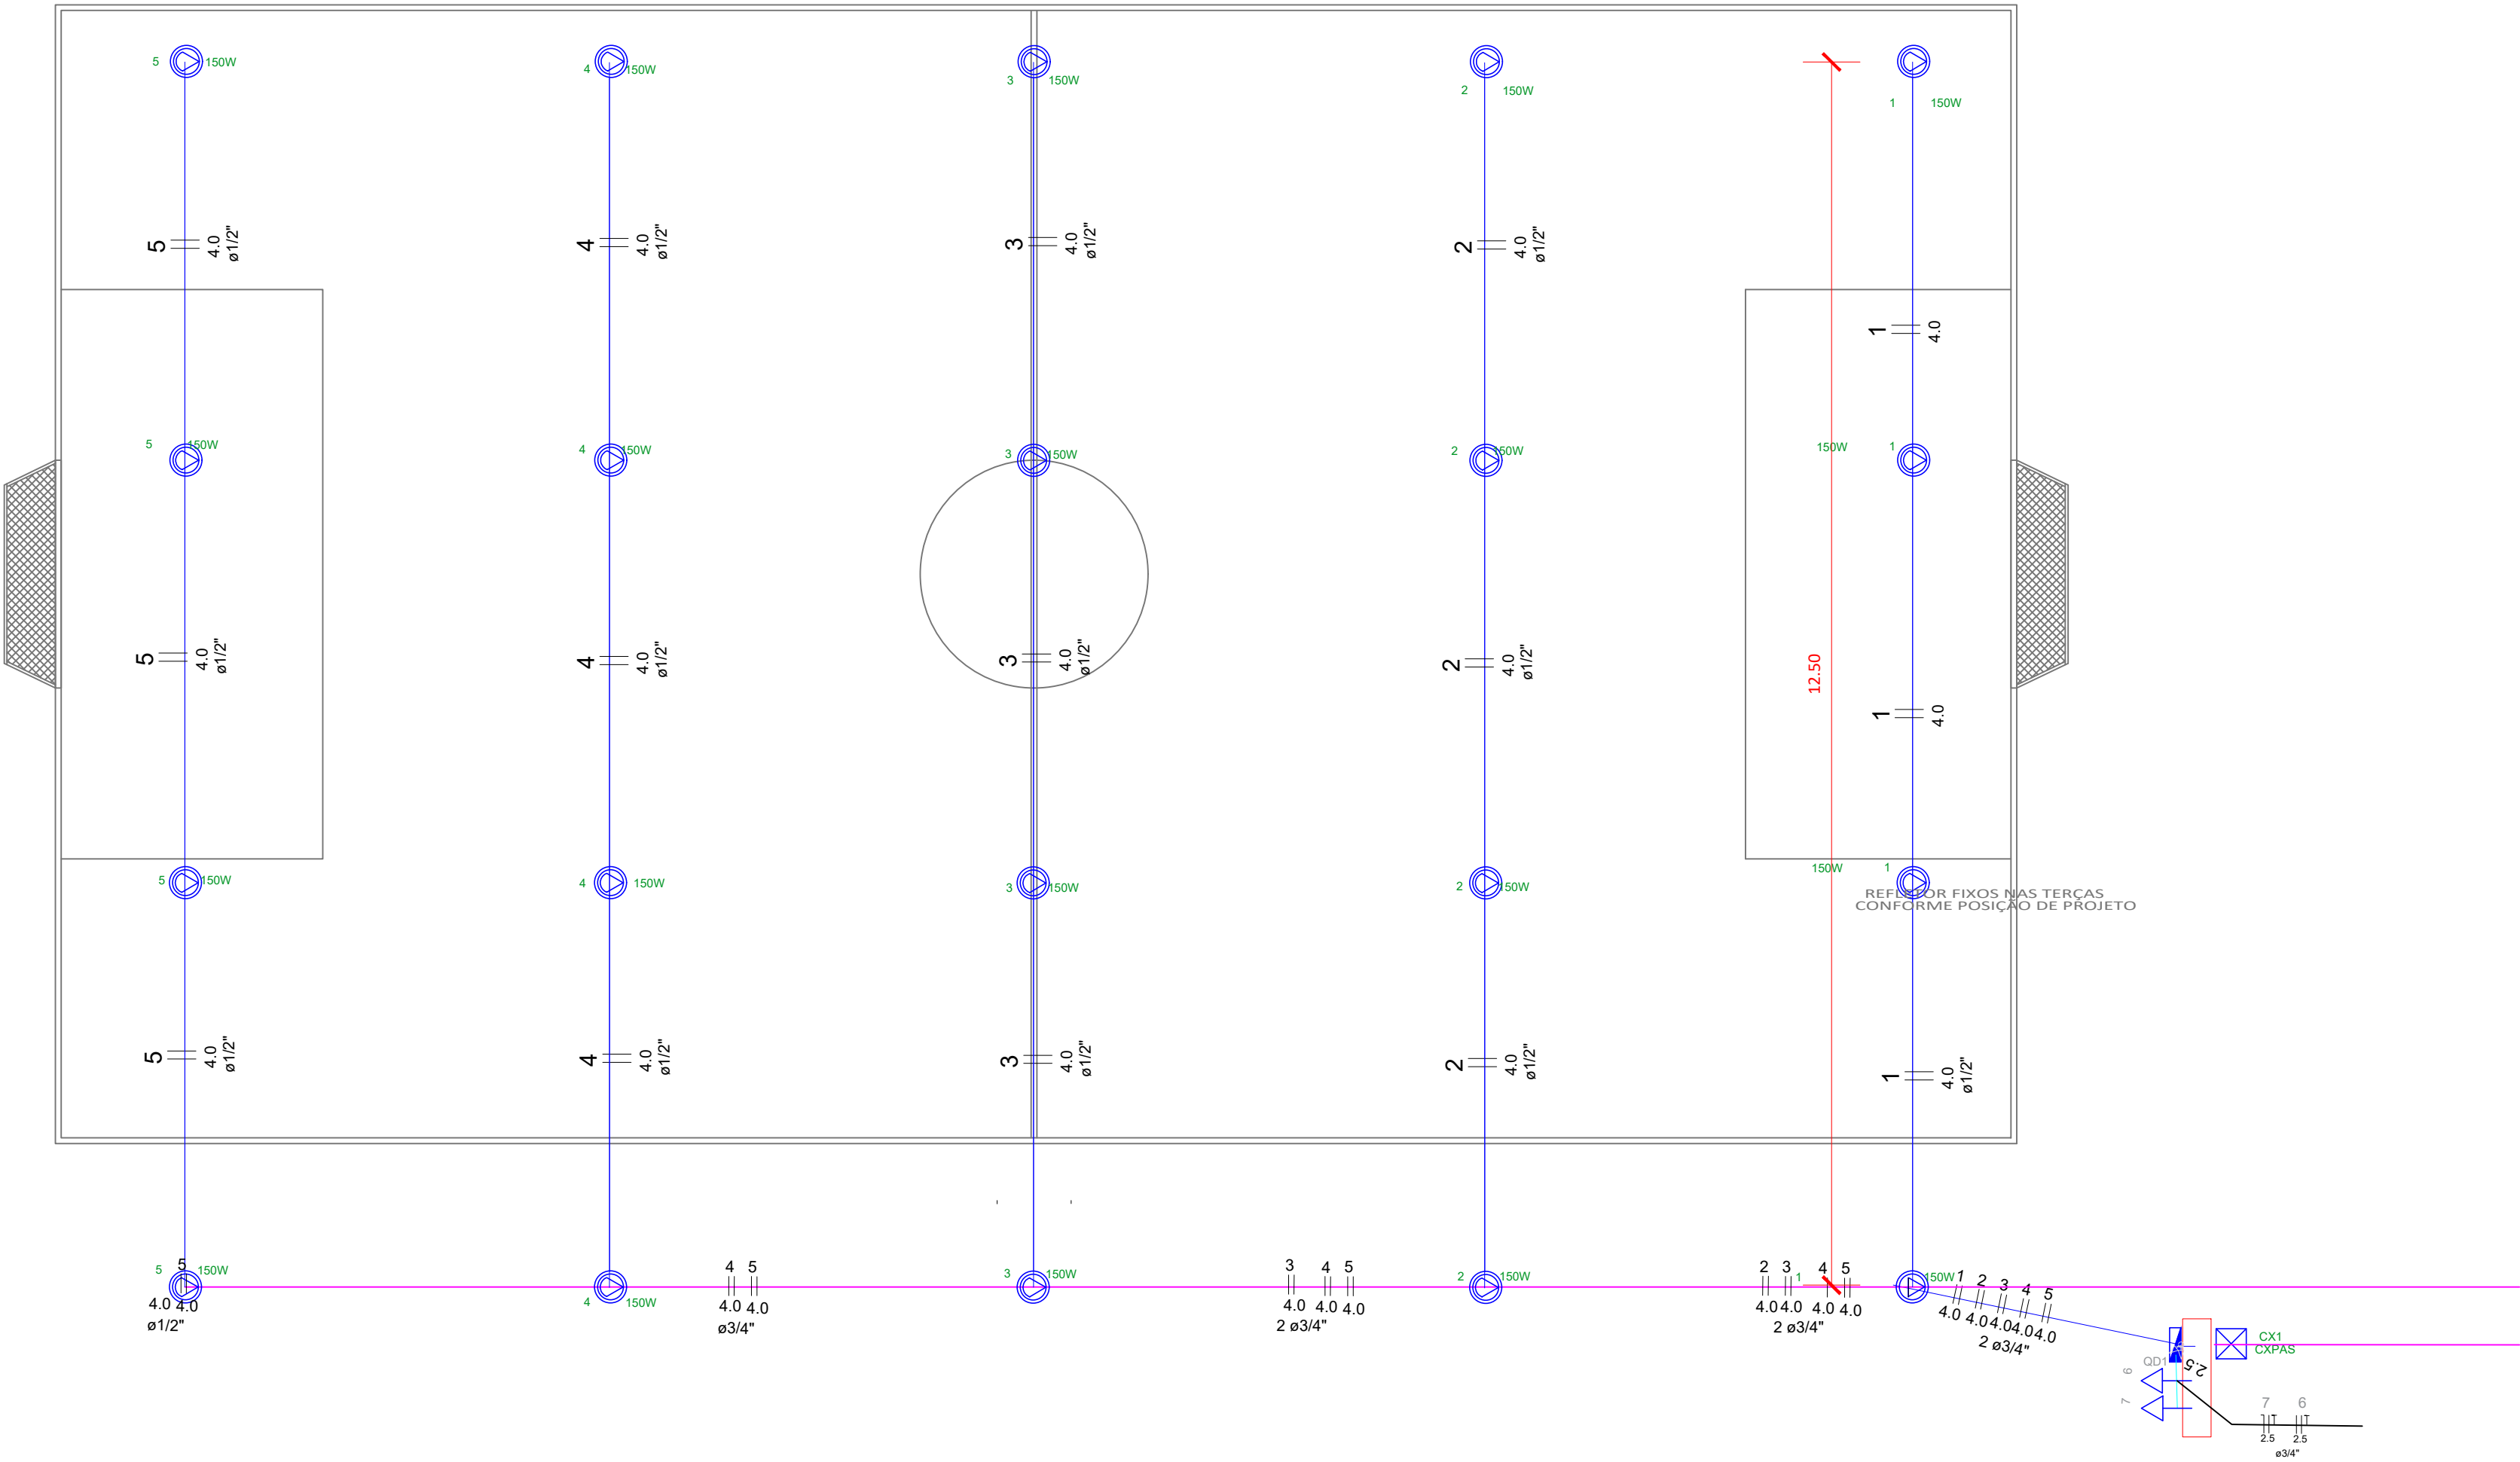

Legenda	
	Caixa de passagem retangular 6x60cm
	Caixa de passagem circular de D=30cm
	Quadro de medição
	Refletor de led
	Tomada baixa a 0,30m do piso
	Quadro de Distribuição


PLANTA BAIXA - ELÉTRICA

ESCALA 1:100

Quadro de Cargas (QDC 1)

Circuito	Descrição	Esquema	Método de inst.	Tensão (V)	Pot. total. (W)	Fases	Pot. - R (W)	Pot. - S (W)	Pot. - T (W)	Seção (mm2)	Disj (A)
1	Iluminação - 150W led	F+F	B1	220 V	600	R+S	300	300		4.0	10
2	Iluminação - 150W led	F+F	B1	220 V	600	R+T	300		300	4.0	10
3	Iluminação - 150W led	F+F	B1	220 V	600	S+T		300	300	4.0	10
4	Iluminação - 150W led	F+F	B1	220 V	600	R+S	300		300	4.0	10
5	Iluminação - 150W led	F+F	B1	220 V	600	R+T		300	300	4.0	10
6	Tomadas 220V	F+F+T	B1	220V	1400	S+T	700	700		2.5	10
7	Tomadas 127V	F+N+T	B1	127 V	600	T+N			600	2.5	10
TOTAL		3F+N+T	B1	220/127 V	5000	R+S+T	1600	1600	1800	16.0	20

QUADRO DE COMANDO -QDQ 01
TOMADAS+ REFLETORES

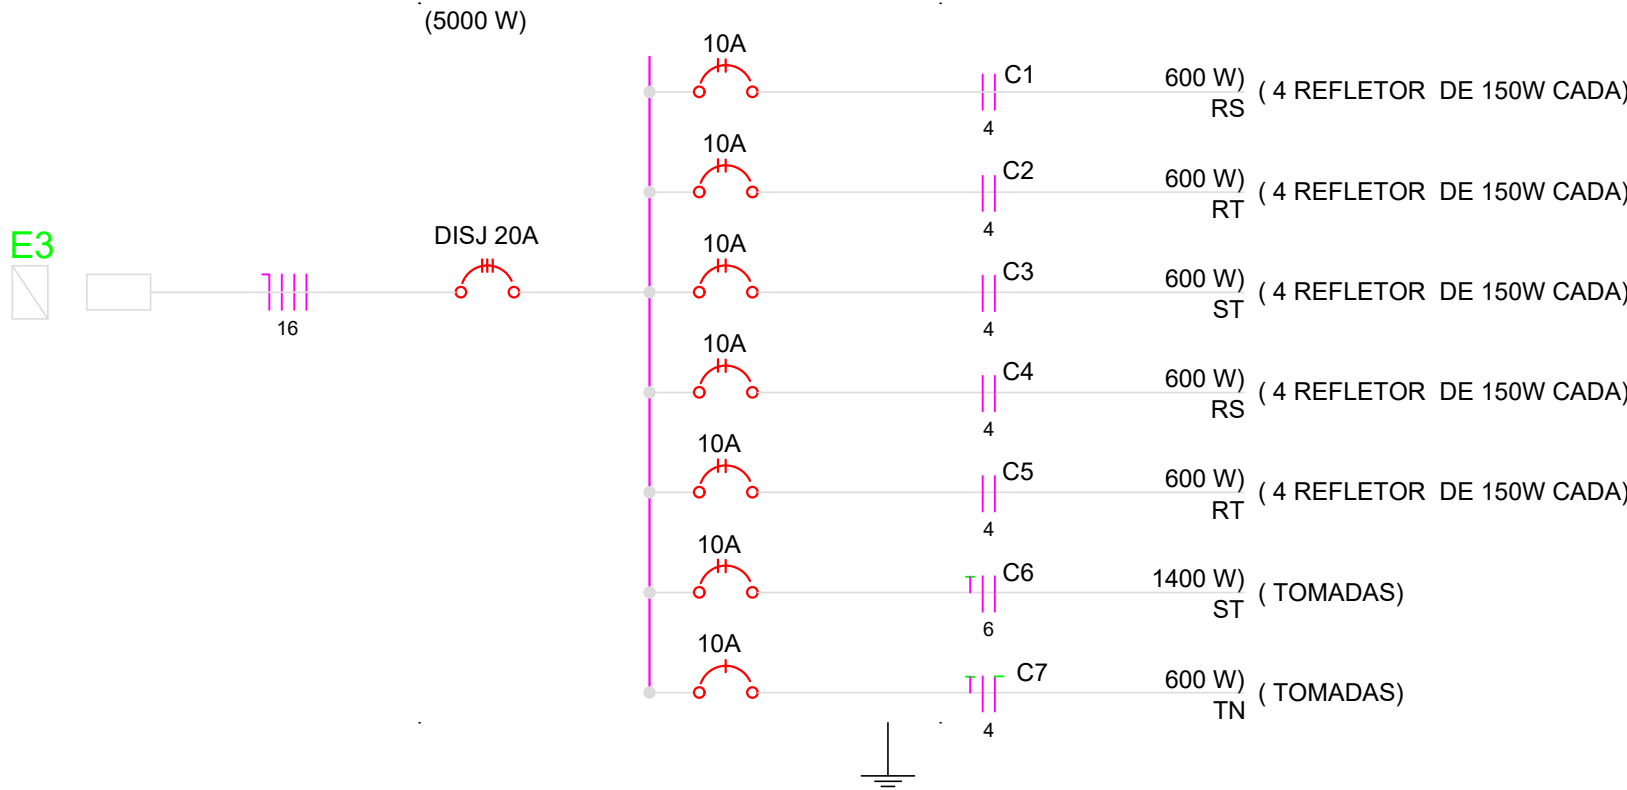

PREFEITURA MUNICIPAL DE PACARAMA

OBRA:
PROJETO ELÉTRICO - QUADRA DE CAMPO SOCIETY
MUNICÍPIO DE PACARAMA-RR

ENDEREÇO:
BAIRRO SUAPI - PACARAMA-RR

CONTEÚDO:
PLANTA BAIXA E DETALHAMENTO

PROPRIETÁRIO:
PREFEITURA DE PACARAMA

AUTOR DO PROJETO:
ANA LAURA ZOZIMO

Documento assinado digitalmente
ANA LAURA ZOZIMO VIEIRA
Data: 09/10/2026 12:49:03-0300
Verifique em https://validar.rj.gov.br

COLABORADOR:
ANA LAURA ZOZIMO

ESCALA:

A1

DATA:

01