




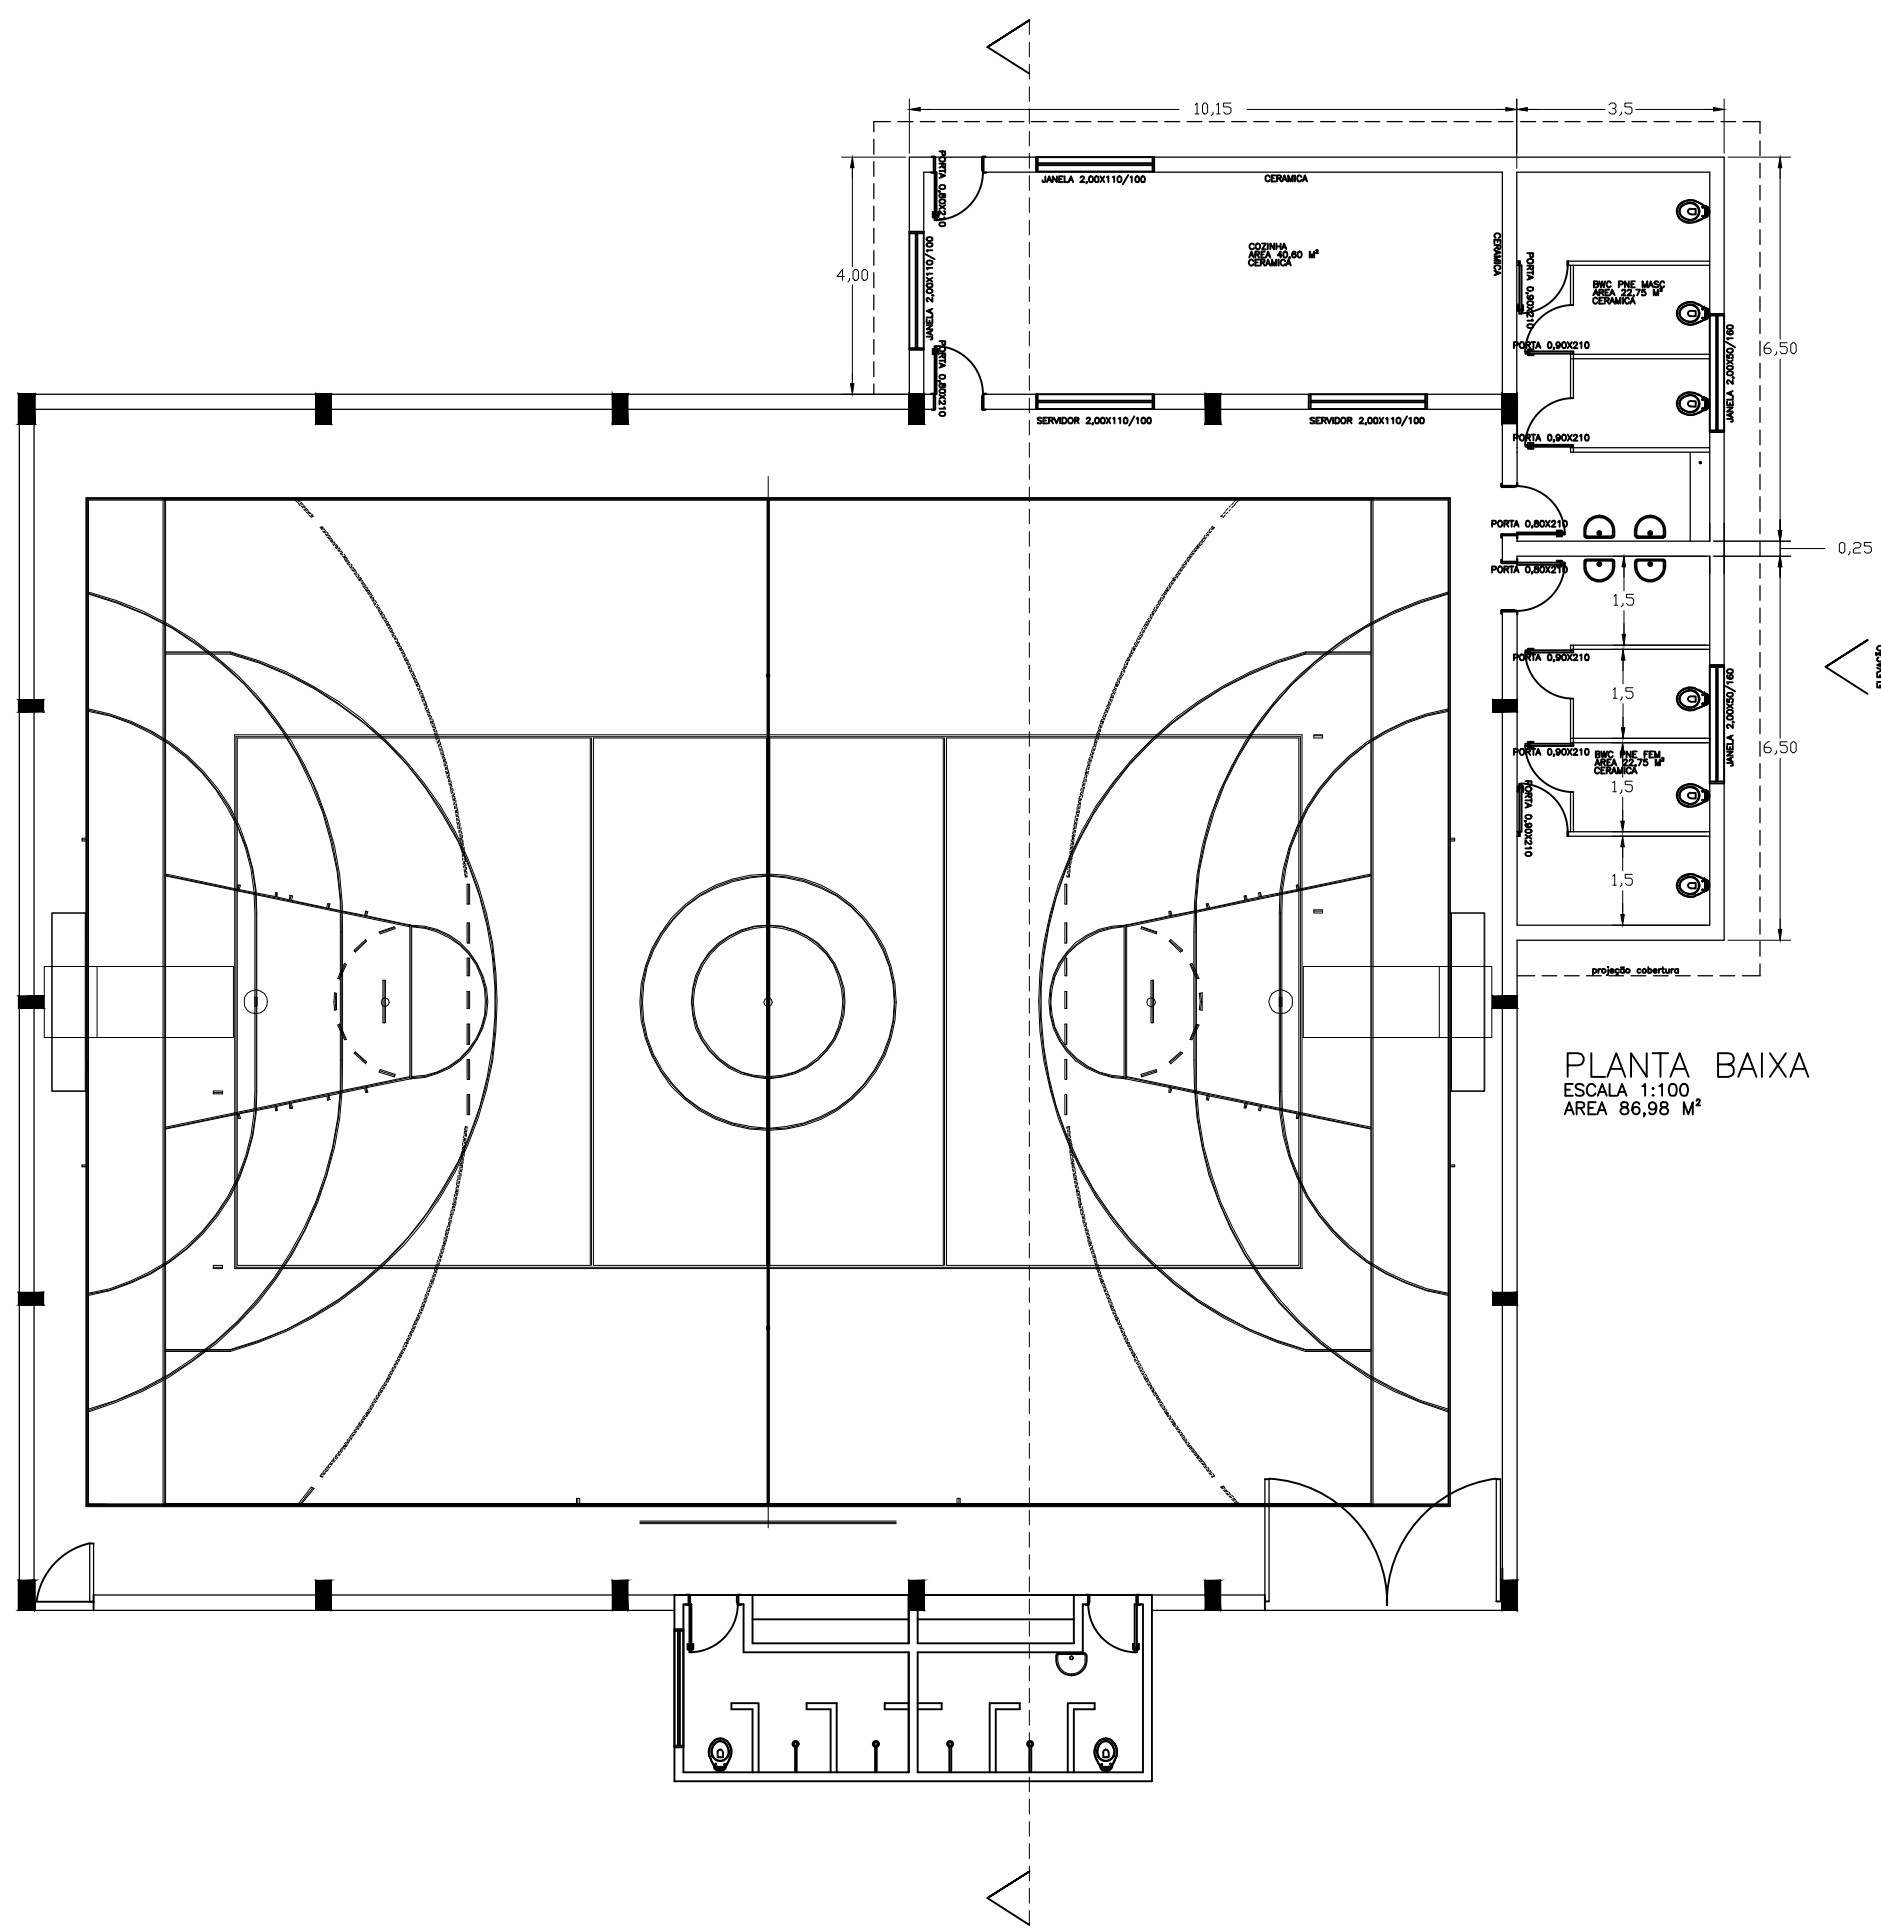


PLANTA BAIXA
ESCALA 1:100
ÁREA 86,98 M²

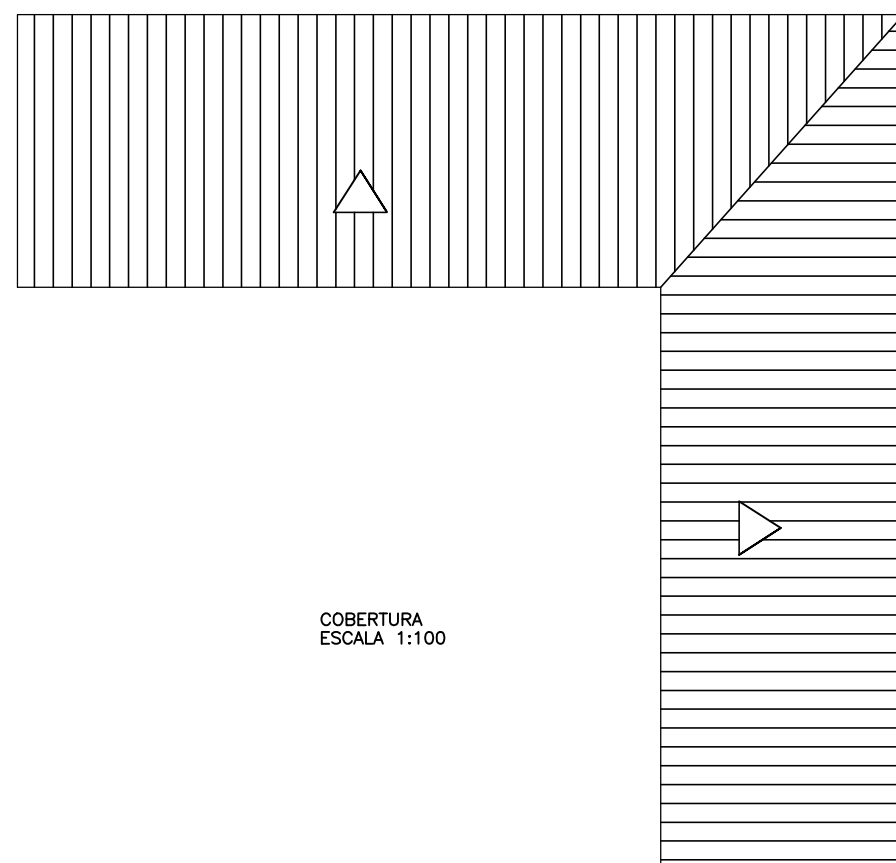


COBERTURA
ESCALA 1:100

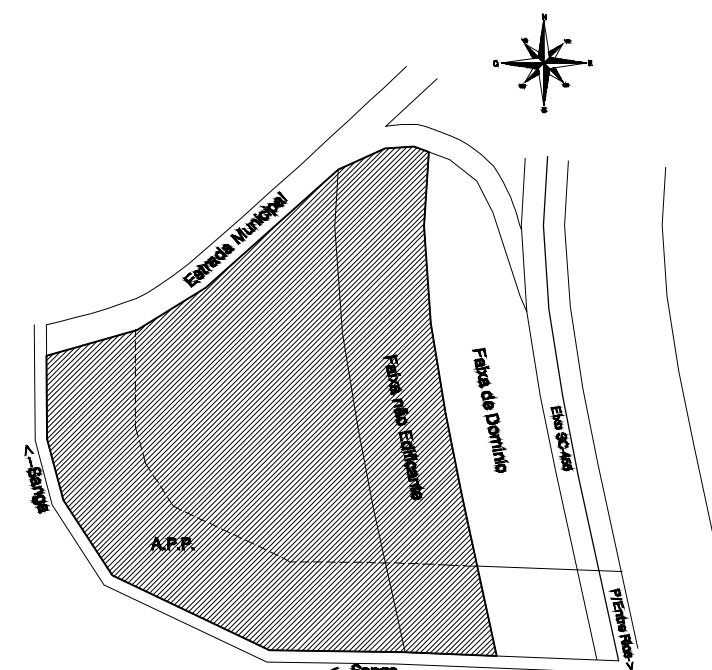


PLANTA DE SITUAÇÃO
Escala: 1/1000

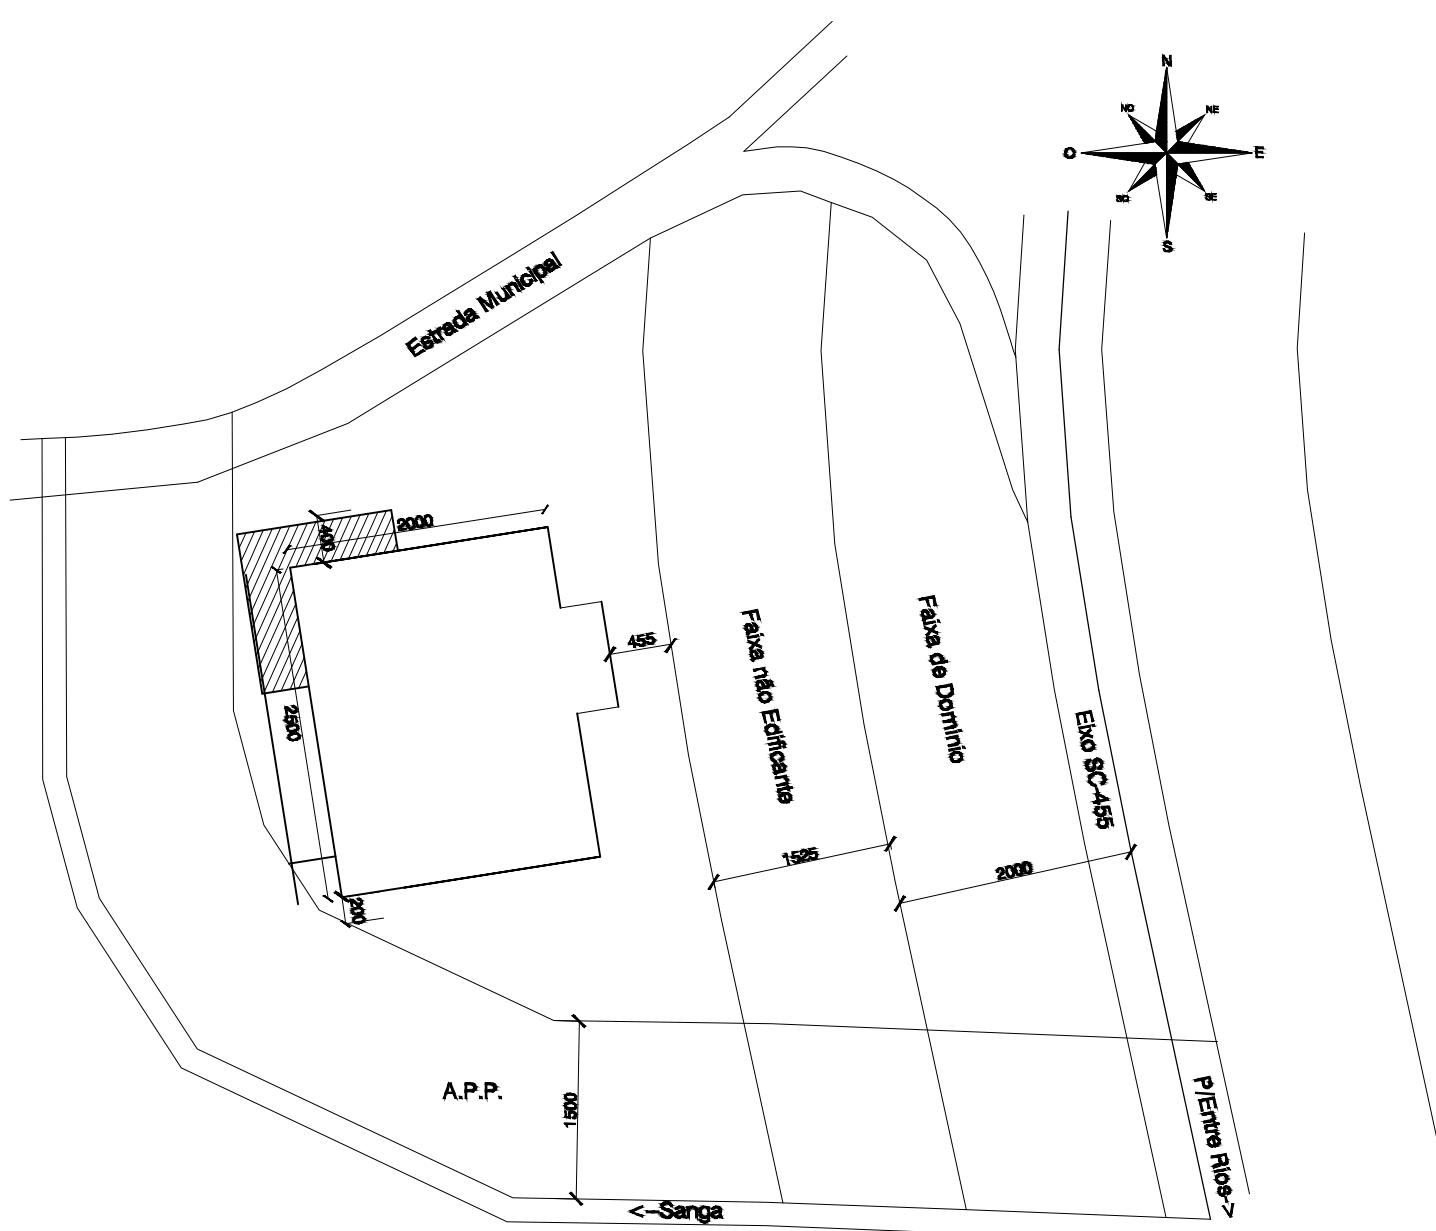

REFORMA
AMPLIAÇÃO

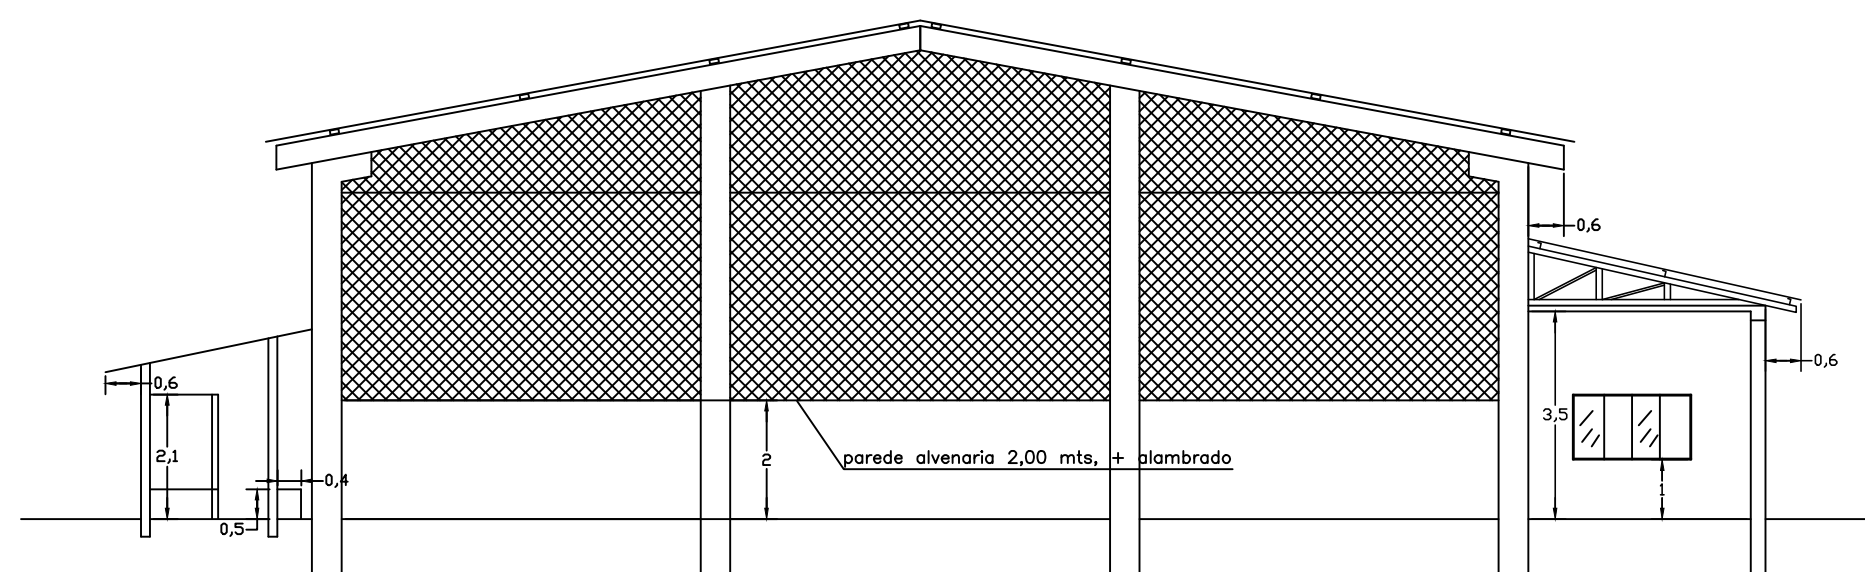

CORTE
ESCALA 1:100

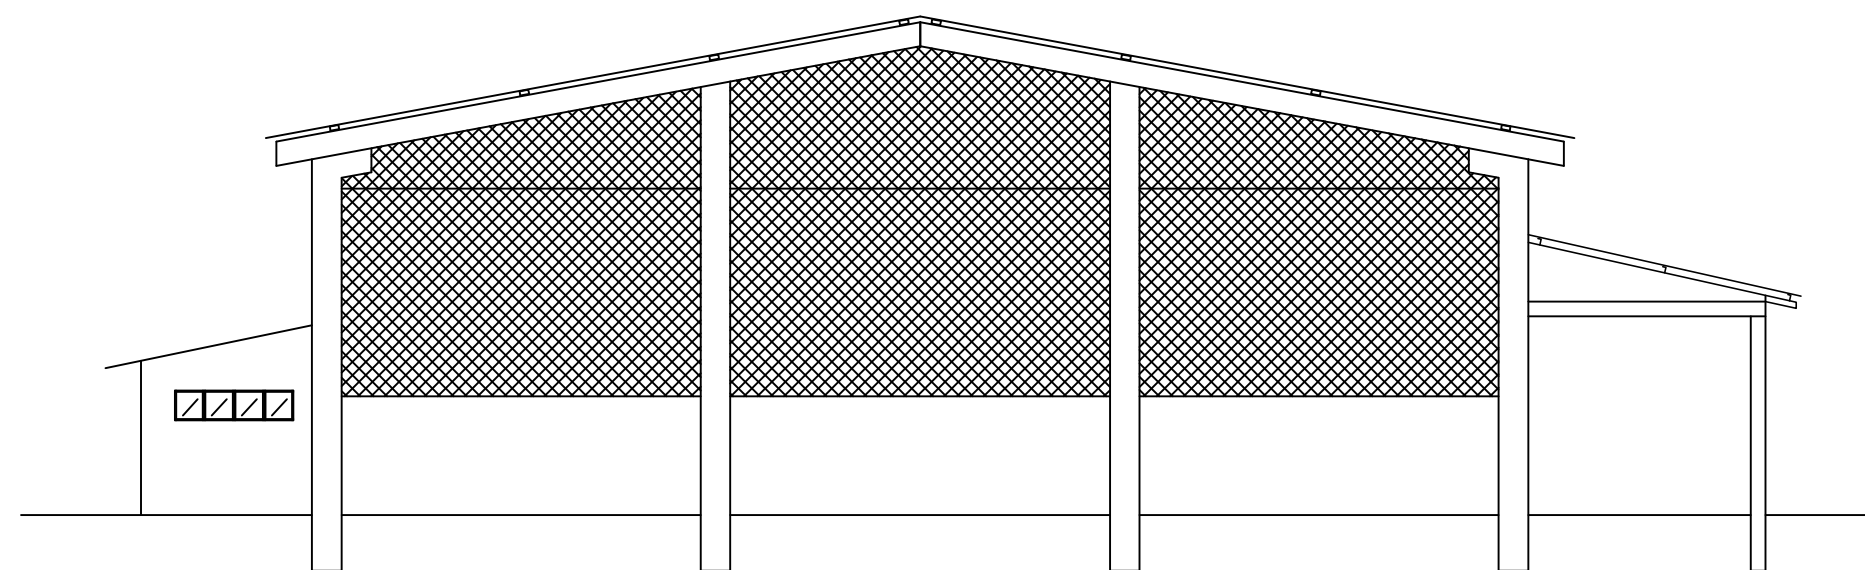

ELEVACÃO
ESCALA 1:100

ARQUITETÔNICO

EVERTON KNONER Assinado de forma digital por EVERTON KNONER
Dados: 2026.05.11 10:48:17 -03'00'

PREFEITURA MUNICIPAL DE ENTRE RIOS

PROPRIETÁRIO:
PREFEITURA MUNICIPAL DE ENTRE RIOS

PROJETO:
EVERTON KNONER
ENG. CIVIL - CREA 055284-7

EXECUÇÃO:

ESPECIE:
PLANTA BAIXA/QUADRA ESPORTIVA DE VILA APARECIDA

METRAGEM LINEAR:
ÁREA:
500,00M²+24,65M²

ESCALA:
SEM ESCALA

DATA:
SETEMBRO

PRANCHA:
A - 1