


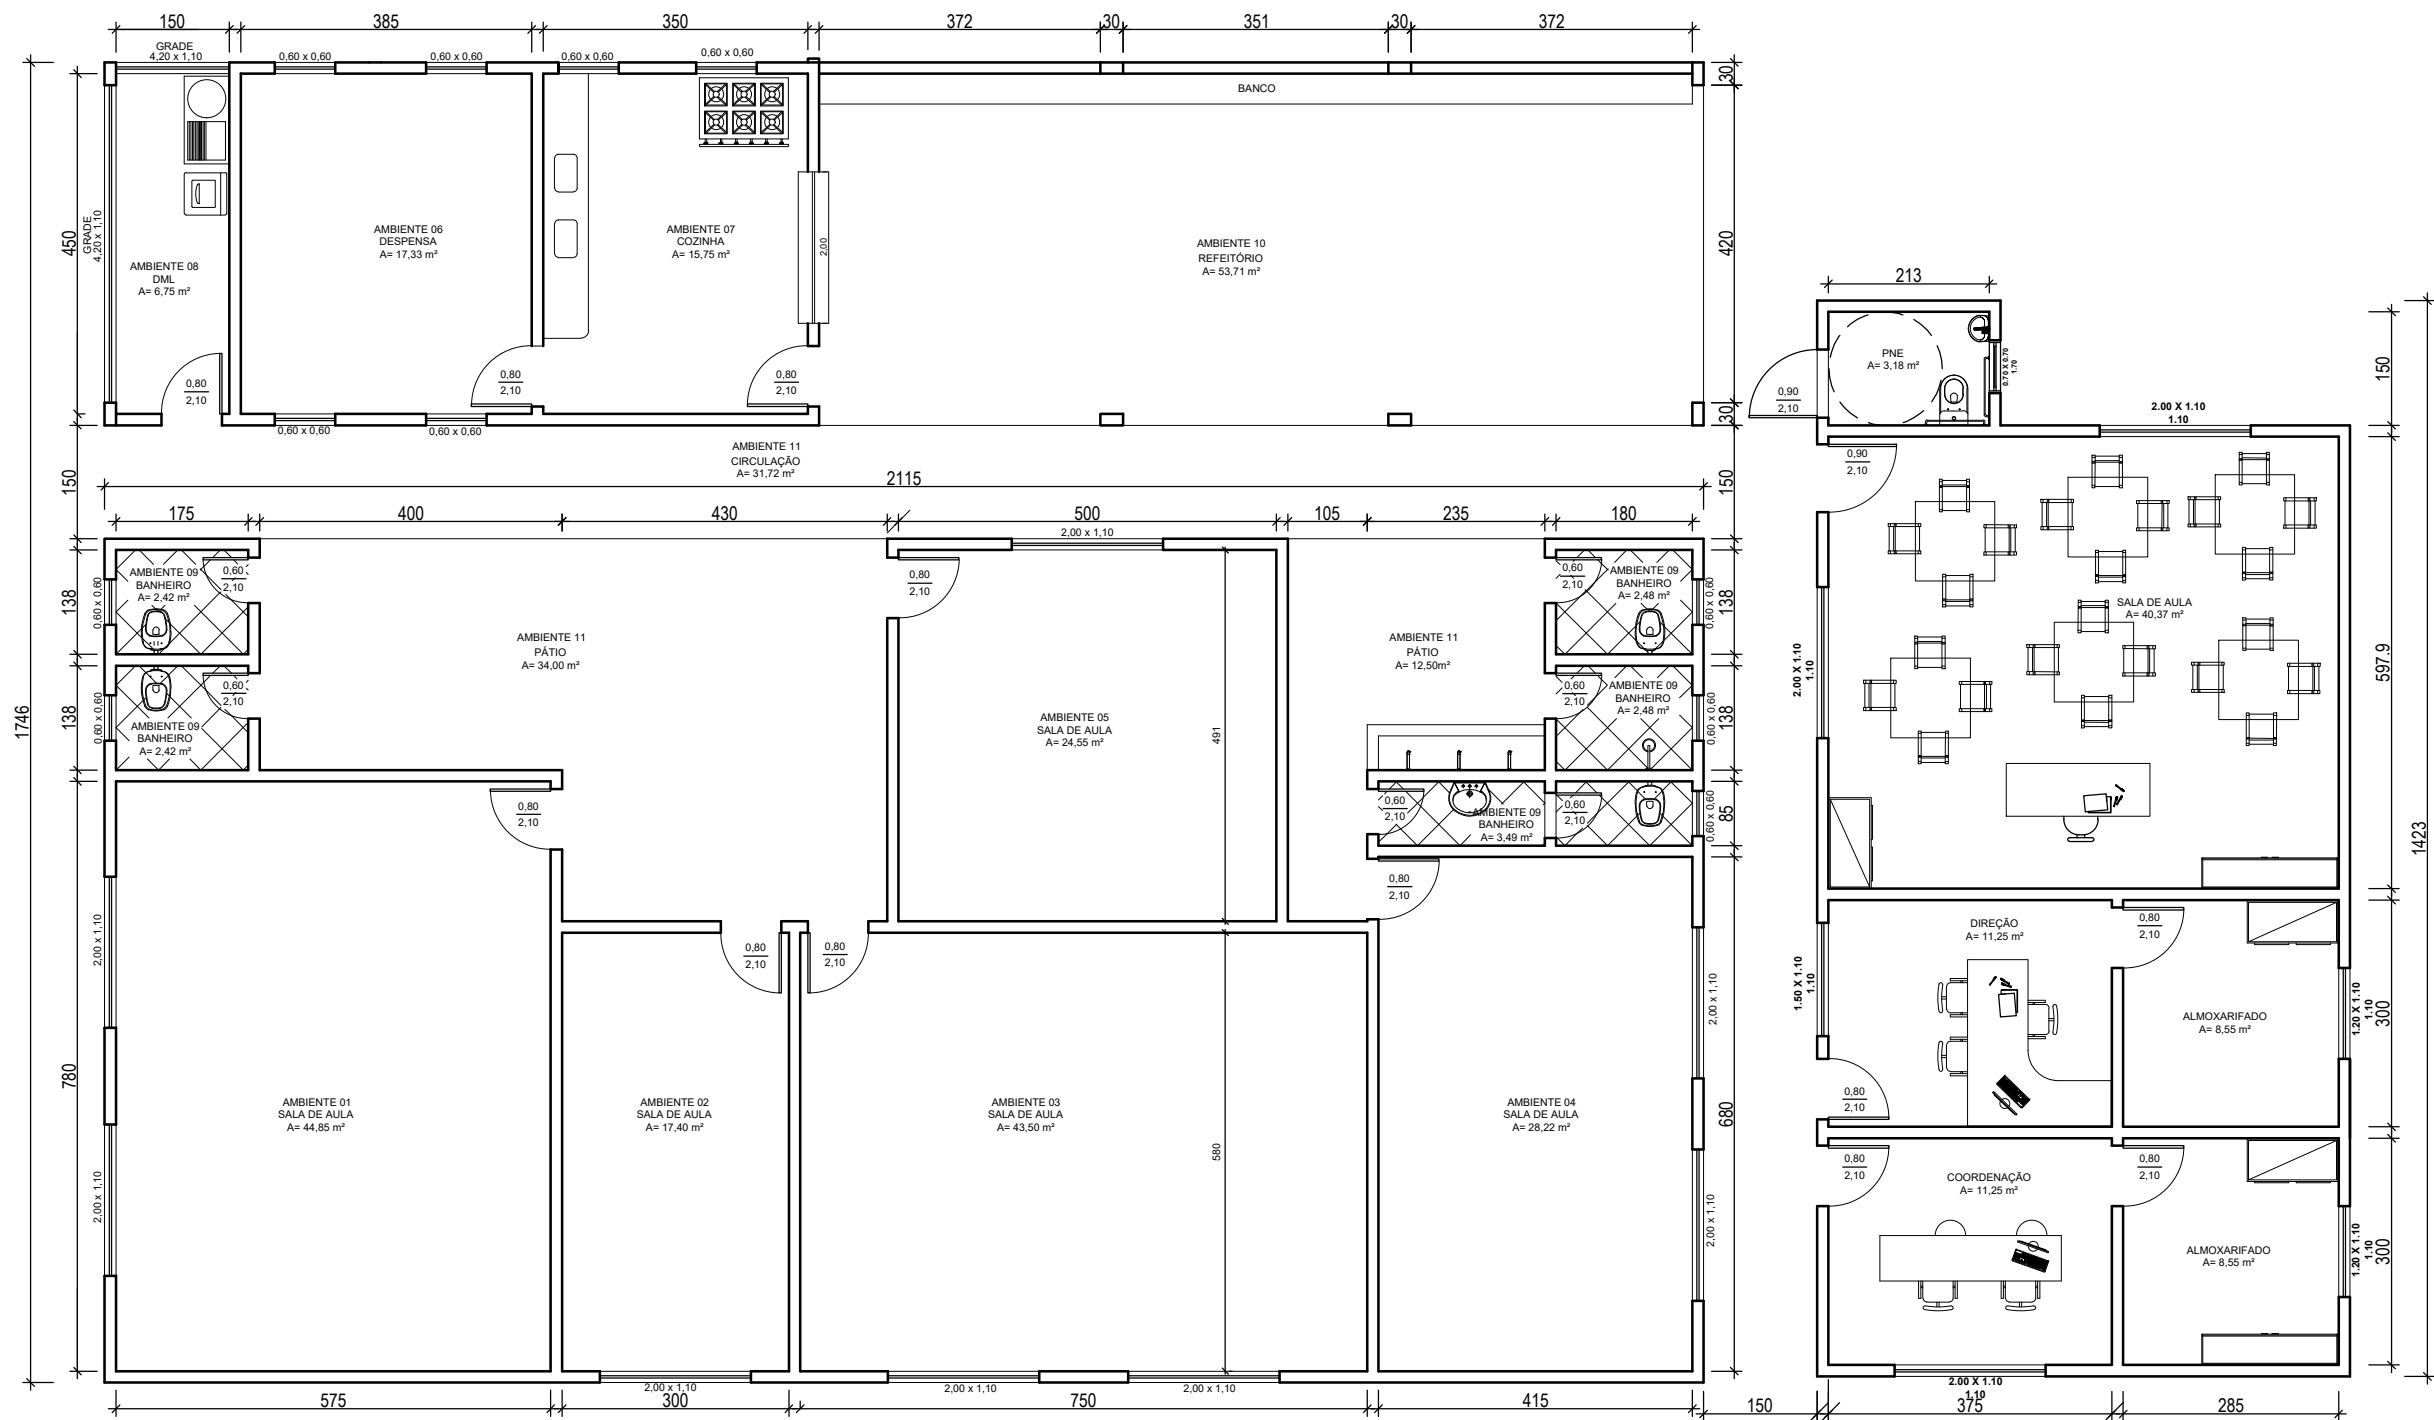

PLANTA BAIXA - EMEIEF SANTA JÚLIA
ESCALA: 1/100

OBS.: TODAS AS PAREDES COM 0,15M.



PREFEITURA MUNICIPAL DE SÃO ROQUE DO CANAÃ - ES
SECRETARIA MUNICIPAL DE OBRAS E SERVIÇOS URBANOS - SETOR DE ENGENHARIA
RUA LOURENÇO ROLDI Nº 88, BAIRRO SÃO ROQUINHO, SÃO ROQUE DO CANAÃ-ES
CEP 29.665-000 - CNPJ: 01.612.865/0001-71 - TEL: (27)3729-1300

PROJETO REFORMA EMEIEF SANTA JÚLIA

LOCAL:	SANTA JULIA - SÃO ROQUE DO CANAÃ/ES	FÓRMATO:	A3
PROPRIETÁRIO:	PREFEITURA MUNICIPAL DE SÃO ROQUE DO CANAÃ	PRANCHA:	01/01
RESPONSÁVEL TÉCNICO:	PEDRO JAYME LANI JUNIOR - CREA-ES 20109/D	CONTEÚDO DA PRANCHA:	PLANTA BAIXA
DATA:	SETEMBRO/2026	ESCALA:	INDICADA
		DESENHO:	DÂMARIS L. GIRELI