


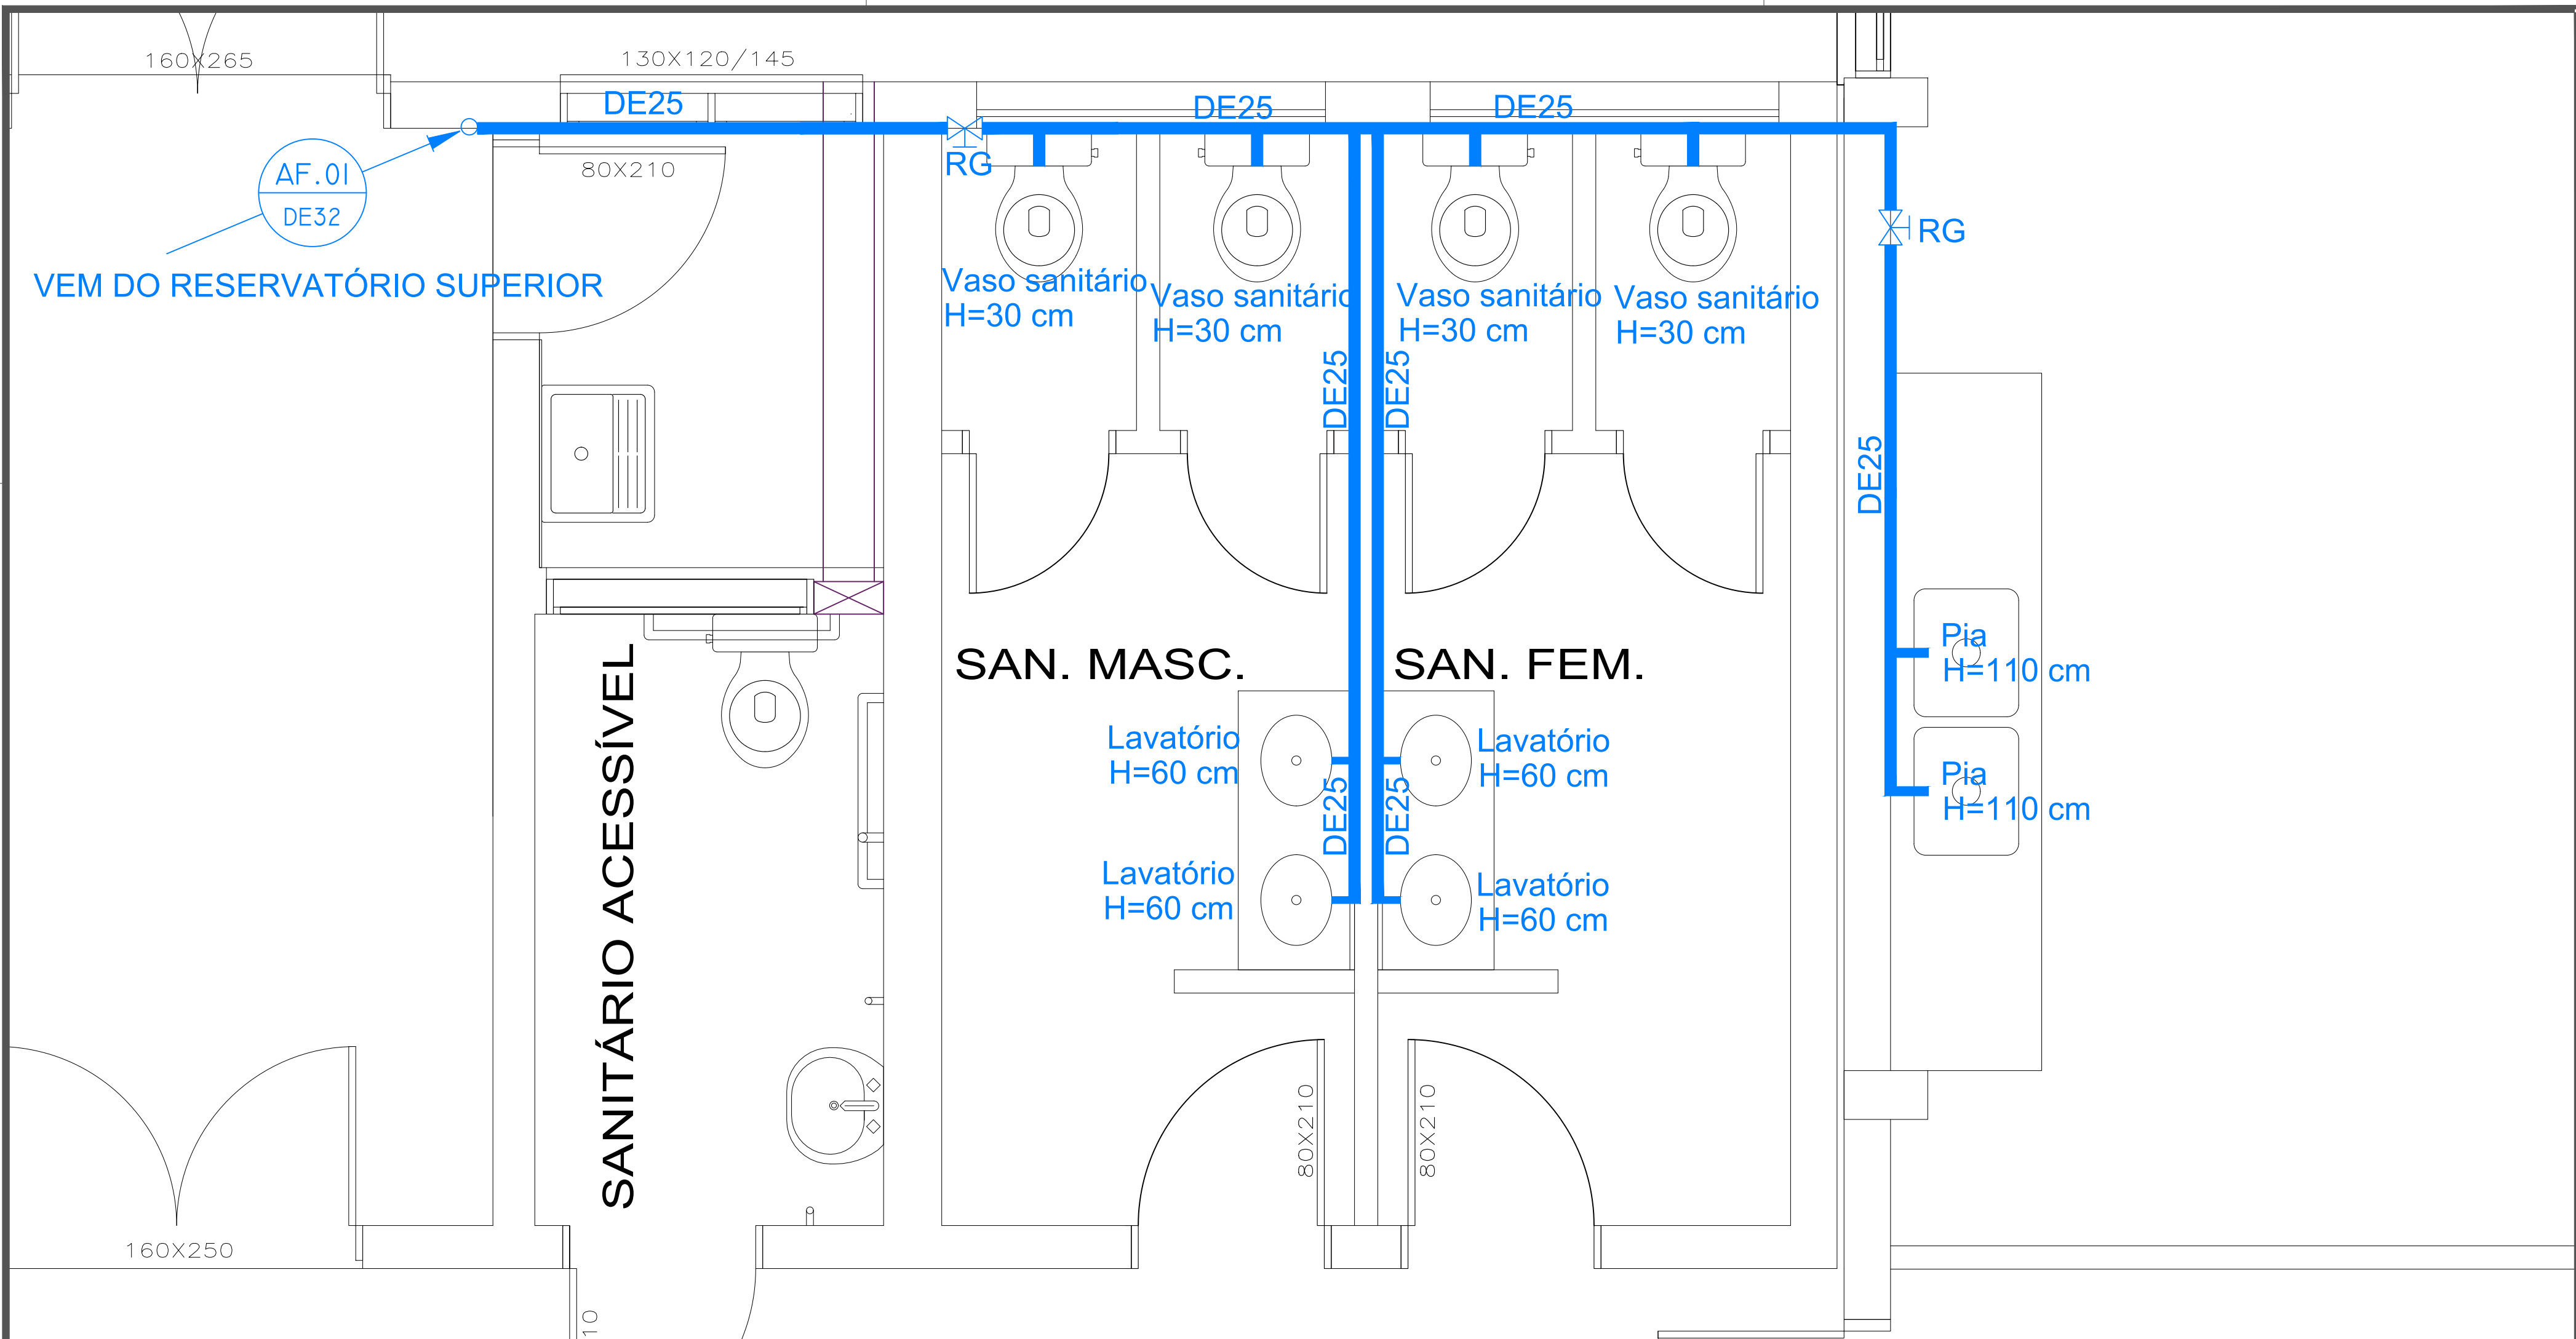

1 PLANTA BAIXA GERAL
ESCALA 1:20

Notas: 1) Registros de gaveta(RG) instalados a 30 cm do piso acabado;
2) A alimentação da CAF(coluna de água fria) é derivada do reservatório existente

Documento assinado digitalmente
gov.br FERNANDO RITIELE TEIXEIRA
Data: 28/04/2026 12:40:32-0300
Verifique em <https://validar.iti.gov.br>



UNIDADE
CARREIROS
Av. Itália, km 8 - Rio Grande - RS
DISCIPLINA
HIDRÁULICO
ETAPA
PROJETO EXECUTIVO
RESPONSÁVEL TÉCNICO

PROJETO
OCEANTEC MAR RIO GRANDE
CONTEÚDO
PLANTA BAIXA GERAL
PROPRIETÁRIO



DESENHO
FERNANDO
ESCALA
INDICADO
REVISÃO E DATA
R01 - DEZ/2025
PRANCHA

Engº Fernando Ritiêle Teixeira
CREA RS175127

UNIVERSIDADE FEDERAL DO RIO GRANDE
CNPJ 94.877.586/0001-10

01/03