


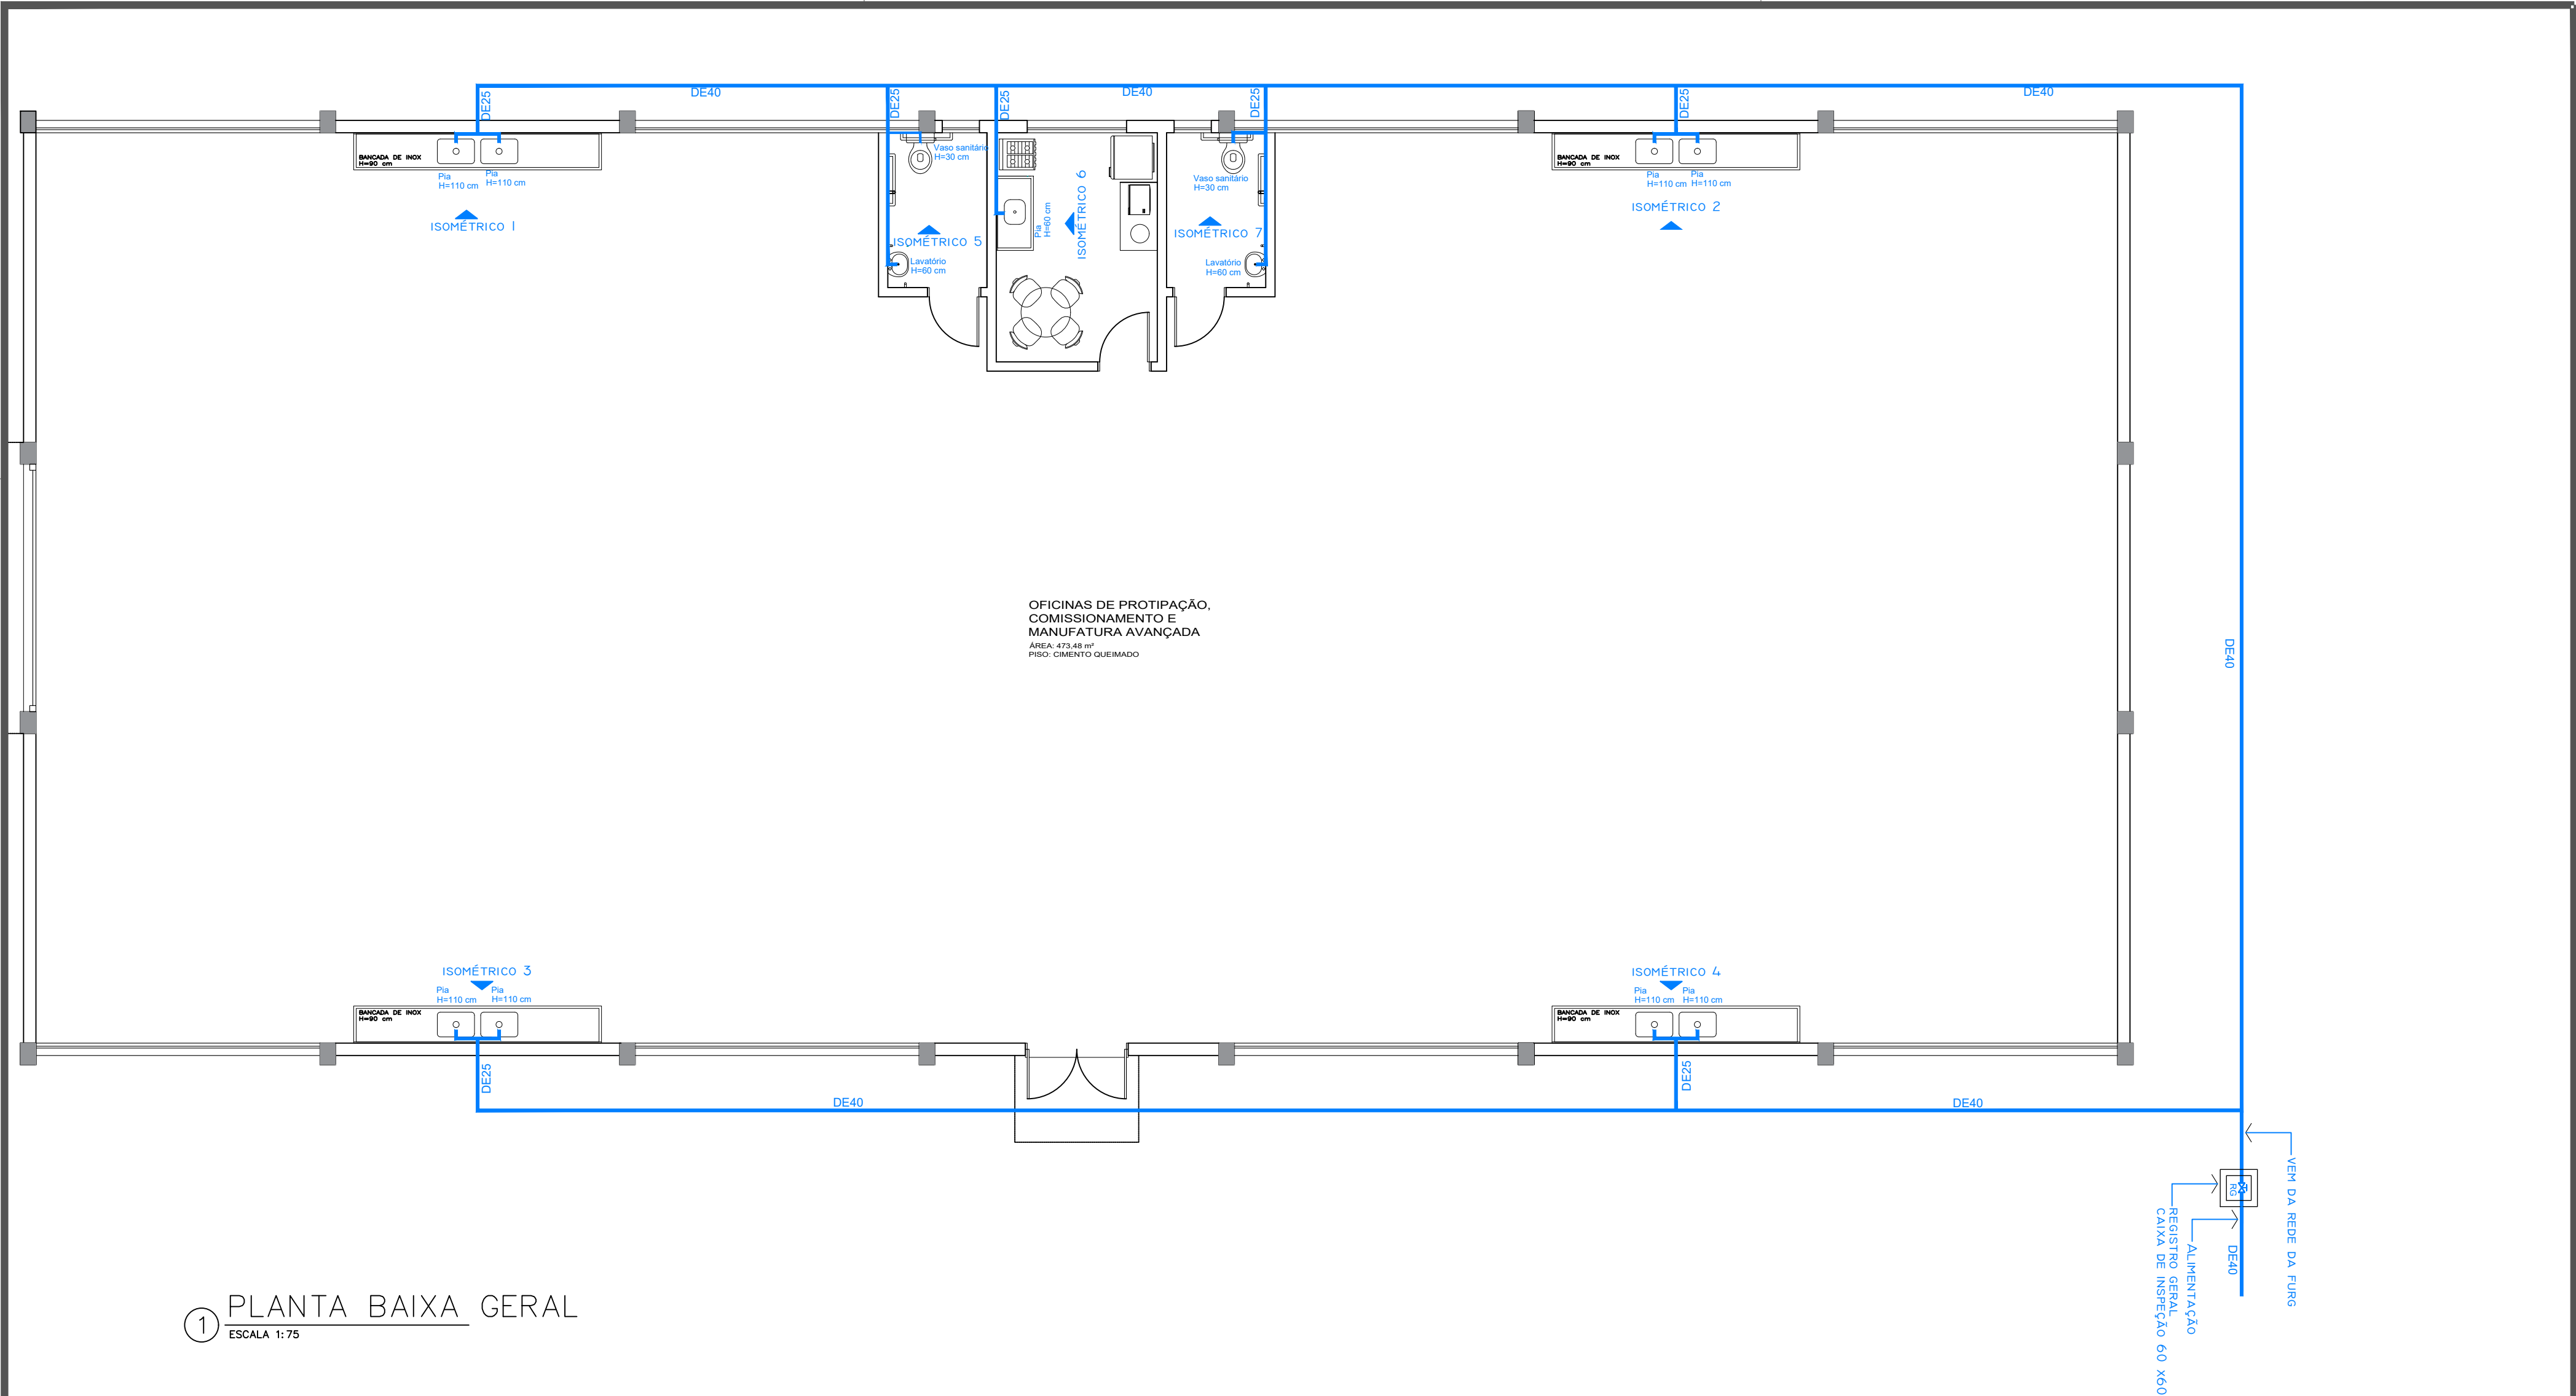

1 PLANTA BAIXA GERAL
ESCALA 1:75

Documento assinado digitalmente
gov.br FERNANDO RITIELE TEIXEIRA
Data: 28/04/2026 12:22:21-0300
Verifique em <https://validar.iti.gov.br>



UNIDADE	PROJETO	DESENHO
CARREIROS	OCEANTEC-15.0 PAVILHÃO	FERNANDO
Av. Itália, km 8 - Rio Grande - RS		ESCALA
DISCIPLINA	CONTEÚDO	INDICADO
HIDRÁULICO		REVISÃO E DATA
ETAPA	PLANTA BAIXA GERAL	R01 - DEZ/2025
PROJETO EXECUTIVO		PRANCHA
RESPONSÁVEL TÉCNICO	PROPRIETÁRIO	