


SUMIDOURO RASO (ALTURA ÚTIL DE 1m)

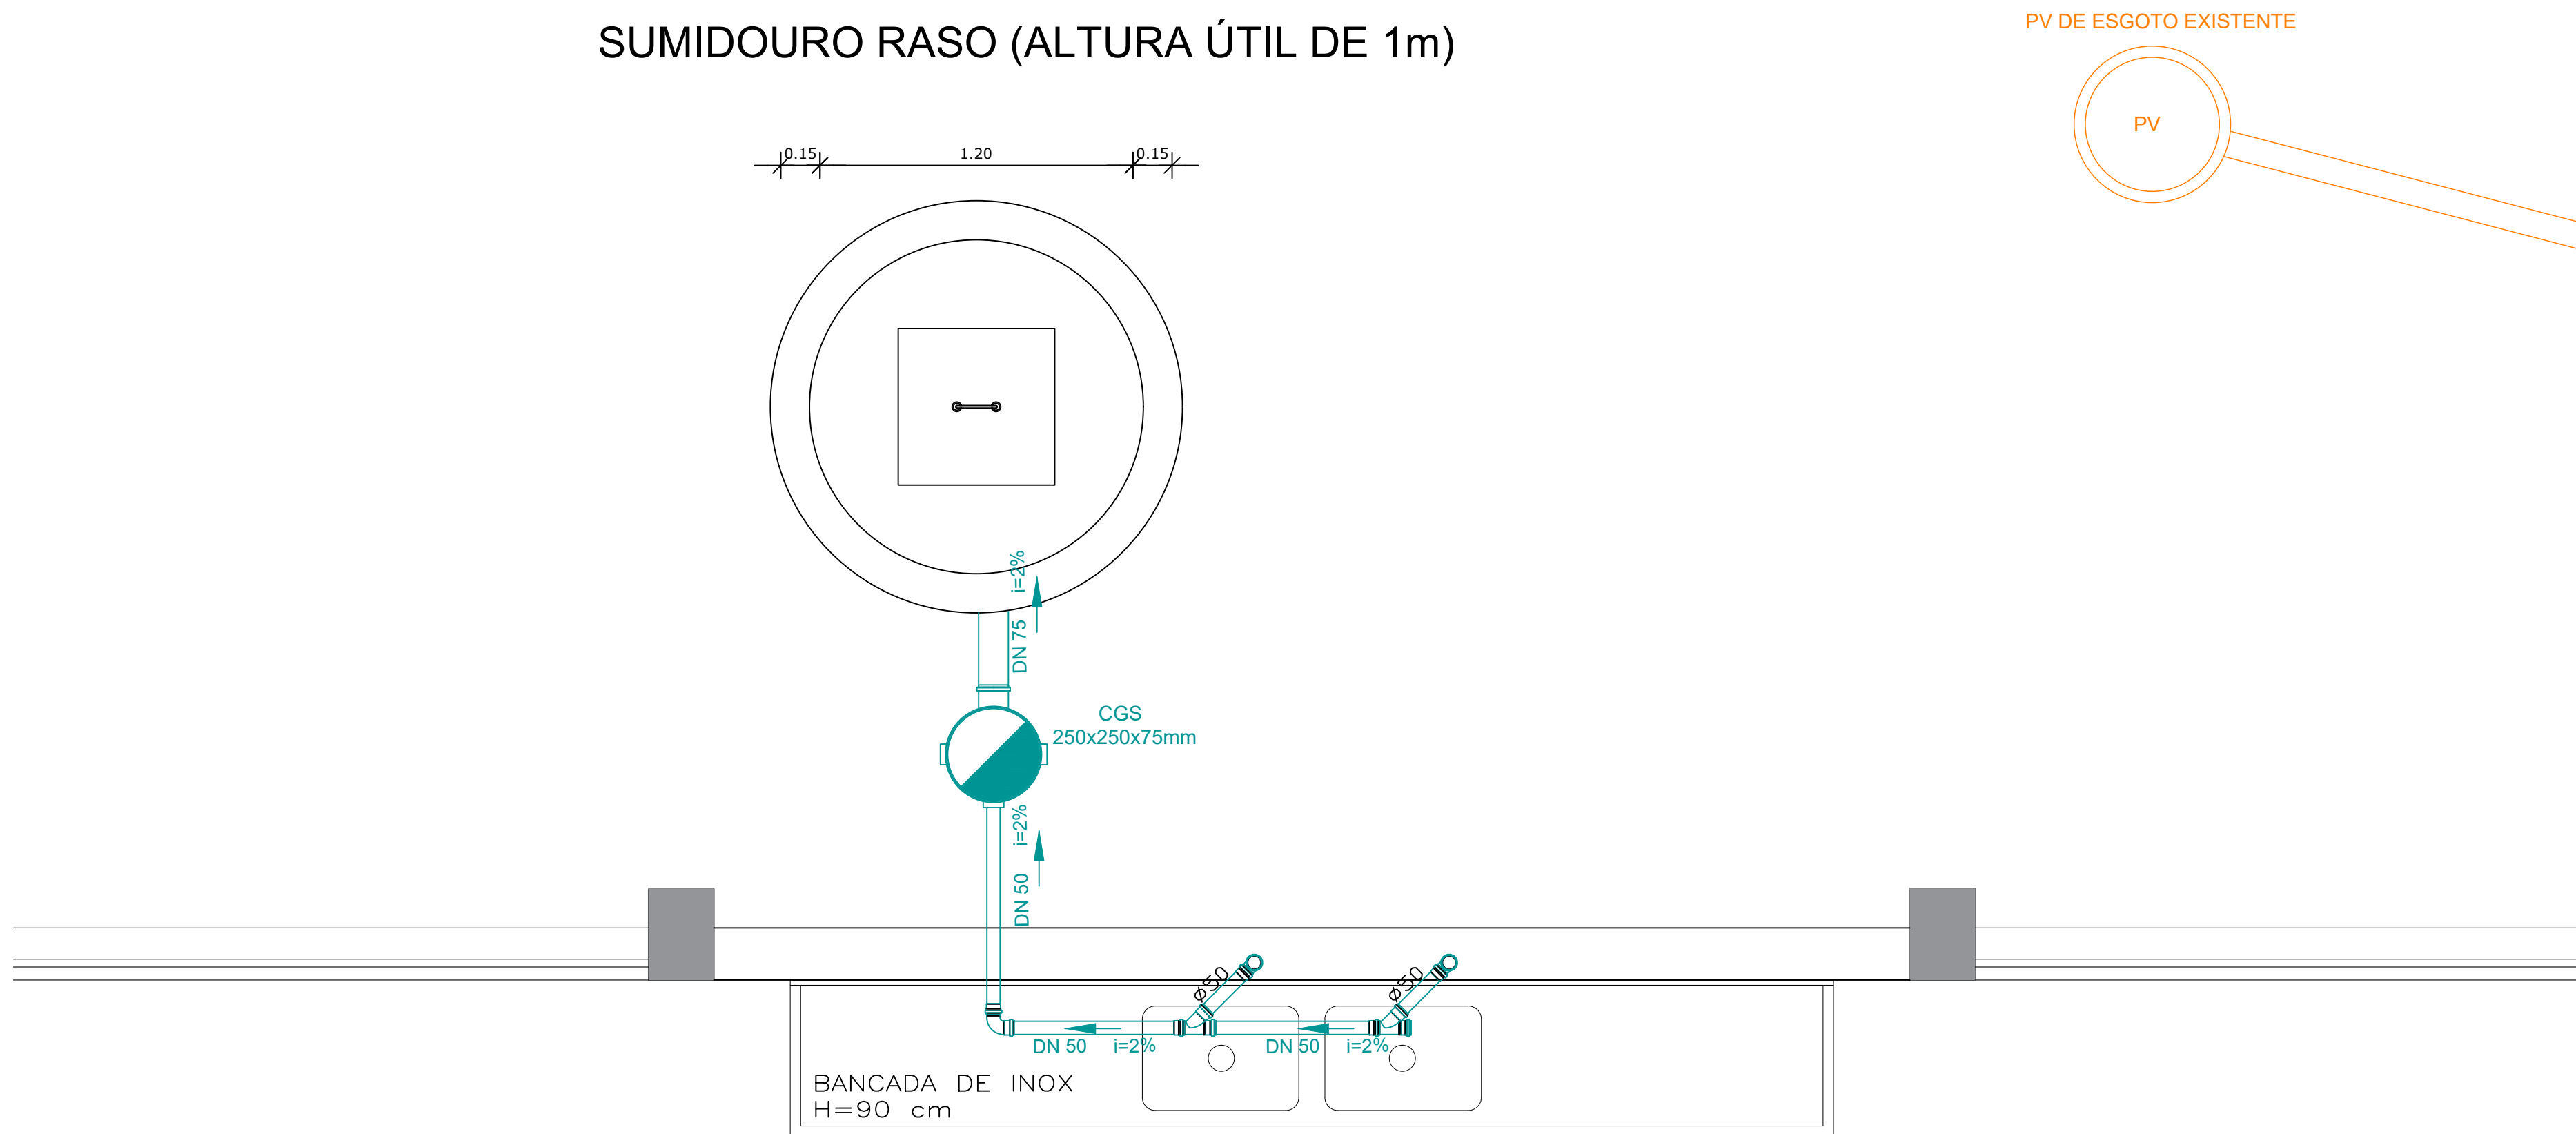

1 PLANTA BAIXA BANCADAS
ESCALA 1:20

Documento assinado digitalmente
gov.br FERNANDO RITIELE TEIXEIRA
Data: 28/04/2026 12:26:13-0300
Verifique em <https://validar.iti.gov.br>



UNIDADE
CARREIROS
Av. Itália, km 8 - Rio Grande - RS
DISCIPLINA
SANITÁRIO
ETAPA
PROJETO EXECUTIVO
RESPONSÁVEL TÉCNICO

PROJETO
OCEANTEC-15.0 PAVILHÃO
CONTEÚDO
PLANTA BAIXA
PROPRIETÁRIO



DESENHO
FERNANDO
ESCALA
INDICADO
REVISÃO E DATA
R01 - DEZ/2025
PRANCHA

Engº Fernando Ritiéle Teixeira
CREA RS175127

UNIVERSIDADE FEDERAL DO RIO GRANDE
CNPJ 94.877.586/0001-10

03/05