


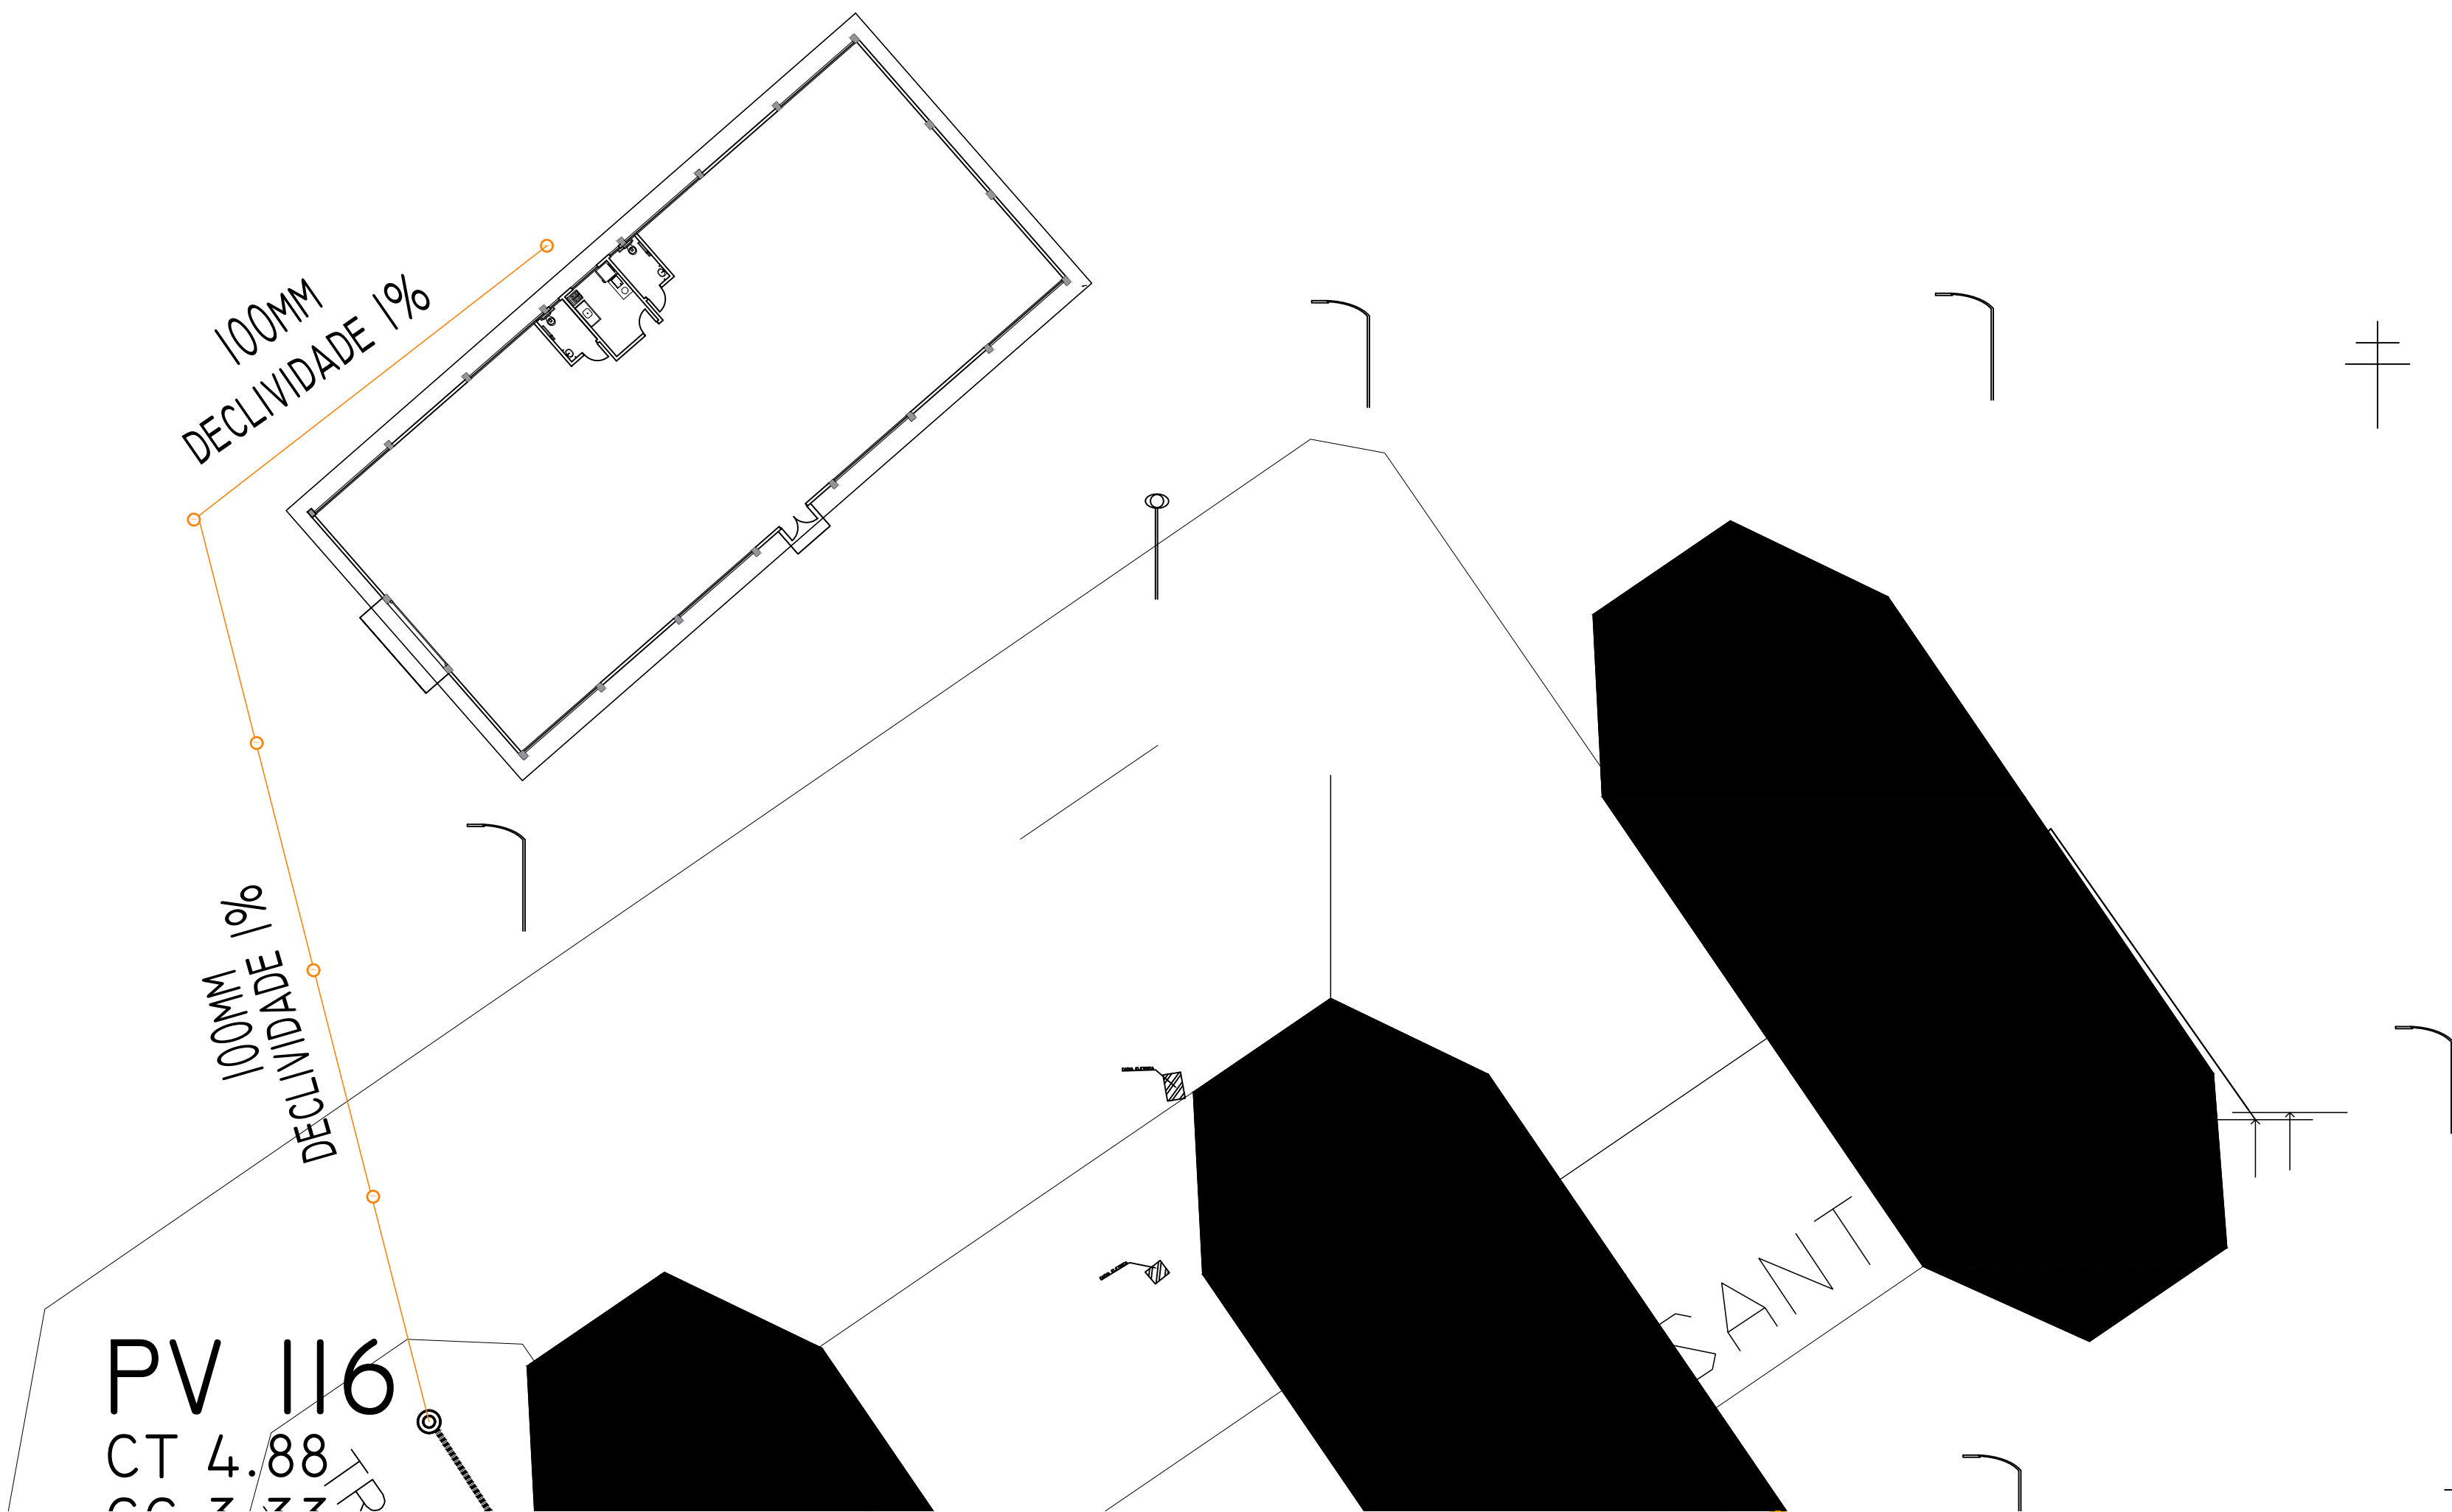

① PLANTA BAIXA LIGAÇÃO ESGOTO
ESCALA 1:100

Documento assinado digitalmente
gov.br FERNANDO RITIELE TEIXEIRA
Data: 29/04/2026 12:01:56-0300
Verifique em <https://validar.iti.gov.br>



UNIDADE	PROJETO	DESENHO
CARREIROS	OCEANTEC-15.0 PAVILHÃO	FERNANDO
Av. Itália, km 8 - Rio Grande - RS		ESCALA
DISCIPLINA	CONTEÚDO	INDICADO
SANITÁRIO		REVISÃO E DATA
ETAPA	PLANTA BAIXA LIGAÇÃO DE ESGOTO	R01 - DEZ/2025
PROJETO EXECUTIVO		PRANCHA
RESPONSÁVEL TÉCNICO	PROPRIETÁRIO	

Engº Fernando Ritiéle Teixeira
CREA RS175127

UNIVERSIDADE FEDERAL DO RIO GRANDE
CNPJ 94.877.586/0001-10



ÚNICA