



NOTAS GERAIS:
1) ELETROCALHA INSTALADA EM TODO O PERIMETRO INTERNO;
2) INSTALAR UM DISJUNTOR DE 150 A NA SUBESTAÇÃO;
3) TODAS AS INSTALAÇÕES ELÉTRICAS SERÃO EM ELETRODUTO APARENTE;
4) TODAS AS TOMADAS SERÃO 20A.

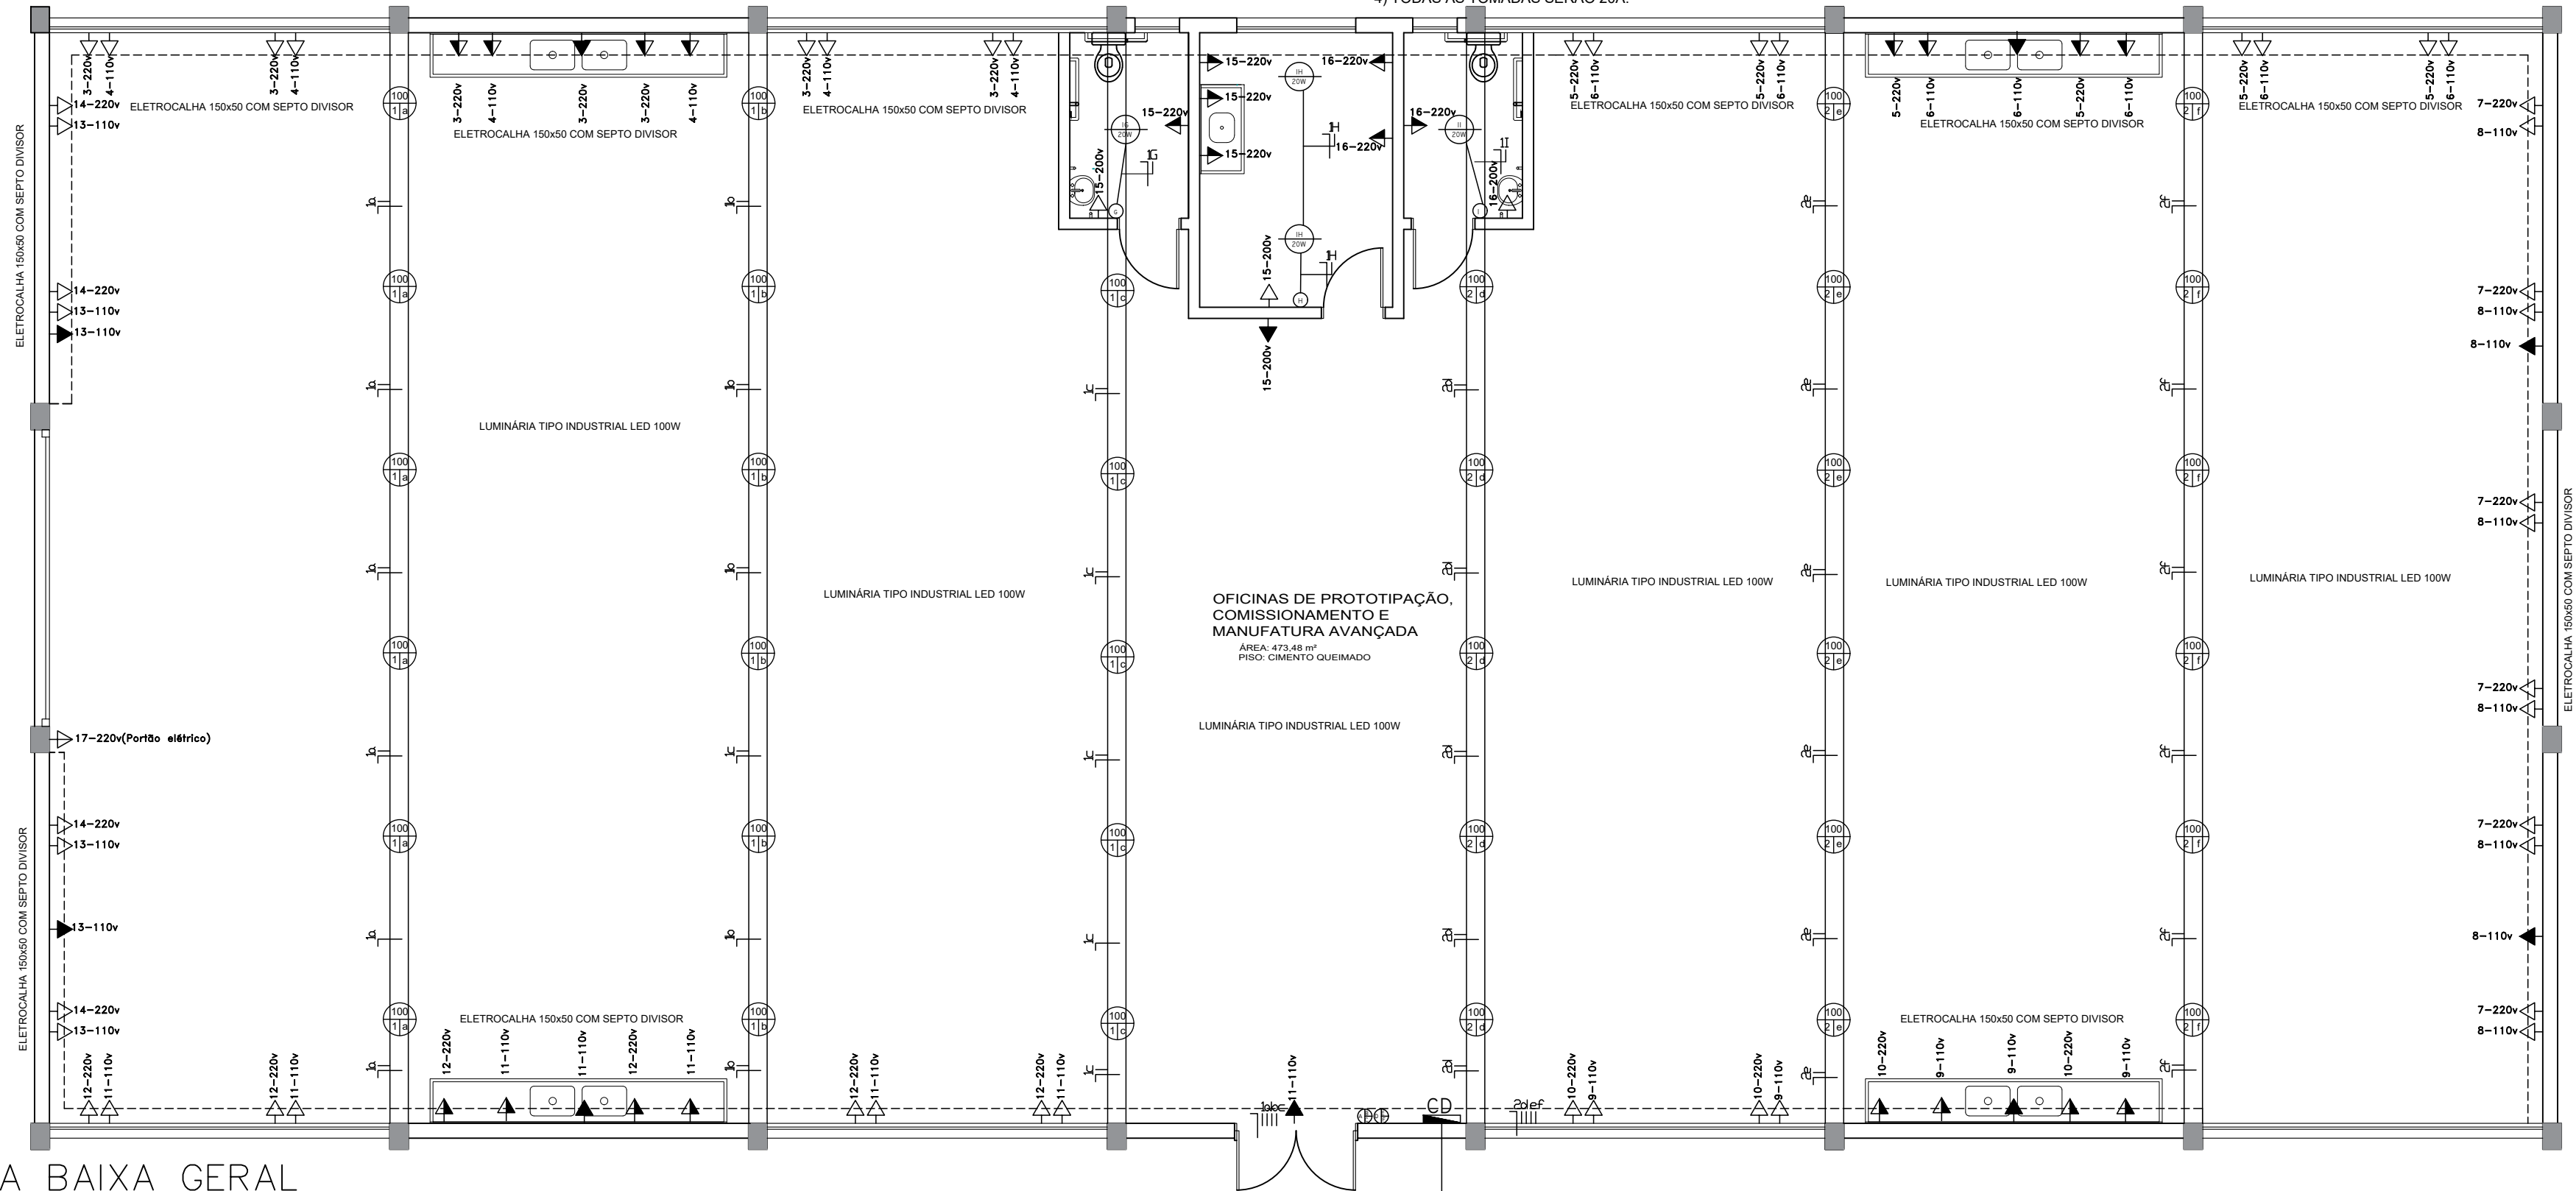

1 PLANTA BAIXA GERAL
ESCALA 1:75

	LUMINÁRIA LED 2 X 20' W		TOMADA MÉDIA (n=100cm)
	DISJUNTOR DIFERENCIAL RESIDUAL-30 ma		TOMADA ALTA (n=220cm)
	LUMINÁRIA -LED COMPACTA 20' W		TOMADA ALTA PARA CHUVEIRO
	TOMADA DE AR CONDICIONADO(ALTURA 220 cm)		TOMADA BAIXA (n=30cm)
	INTERRUPTOR SIMPLES DE UMA SEÇÃO		TOMADA MÉDIA 3 PINOS (n=100cm)
	INTERRUPTOR SIMPLES DE DUAS SEÇÕES		LUMINÁRIA TIPO INDUSTRIAL LED 100W
	INTERRUPTOR PARALELO DE UMA SEÇÃO		PONTO DE LÓGICA (n=40cm)
	INTERRUPTOR INTERMEDIÁRIO		CAIXA DE DISTRIBUIÇÃO 1,50m DO PISO
	SENSOR DE PRESENÇA NA PAREDE		CAIXA DE DISTRIBUIÇÃO GERAL 1,50m DO PISO
	RELÉ FOTOELÉTRICO		ELETROCALHA 150x50 MM COM SEPTO DIVISOR
	INTERRUPTOR SIMPLES DE TRÊS SEÇÕES		ELETRODUTO EMBUTIDO NA PAREDE

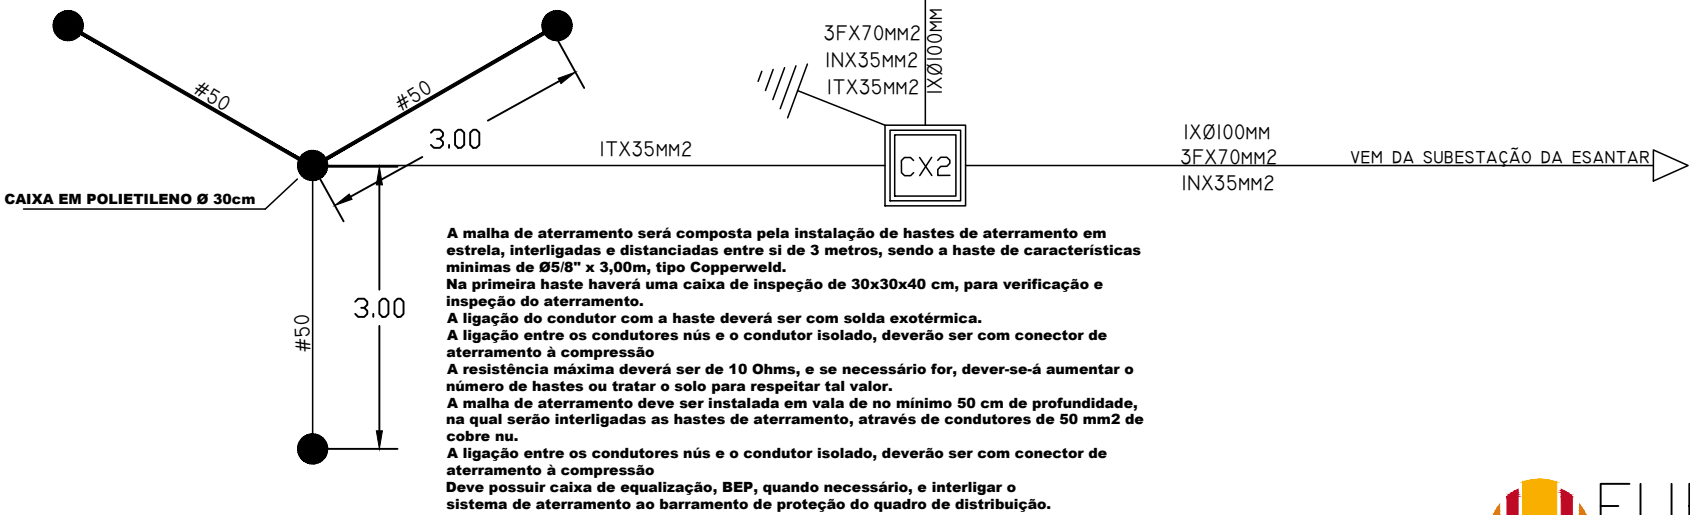

Documento assinado digitalmente
gov.br FERNANDO RITIELE TEIXEIRA
Data: 29/04/2026 13:38:31-0300
Verifique em https://validar.iti.gov.br



UNIDADE
CARREIROS
Av. Itália, km 8 - Rio Grande - RS
DISCIPLINA
ELÉTRICO
ETAPA
PROJETO EXECUTIVO
RESPONSÁVEL TÉCNICO

PROJETO
OCEANTEC-15.0 PAVILHÃO
CONTEÚDO
PLANTA BAIXA GERAL
PROPRIETÁRIO



DESENHO
FERNANDO
ESCALA
INDICADO
REVISÃO E DATA
R01 - DEZ/2025
FRANCHA

1 LEGENDA
ESCALA 1:75

Engº Fernando Ritiéle Teixeira
CREA RS175127

UNIVERSIDADE FEDERAL DO RIO GRANDE
CNPJ 94.877.586/0001-10