


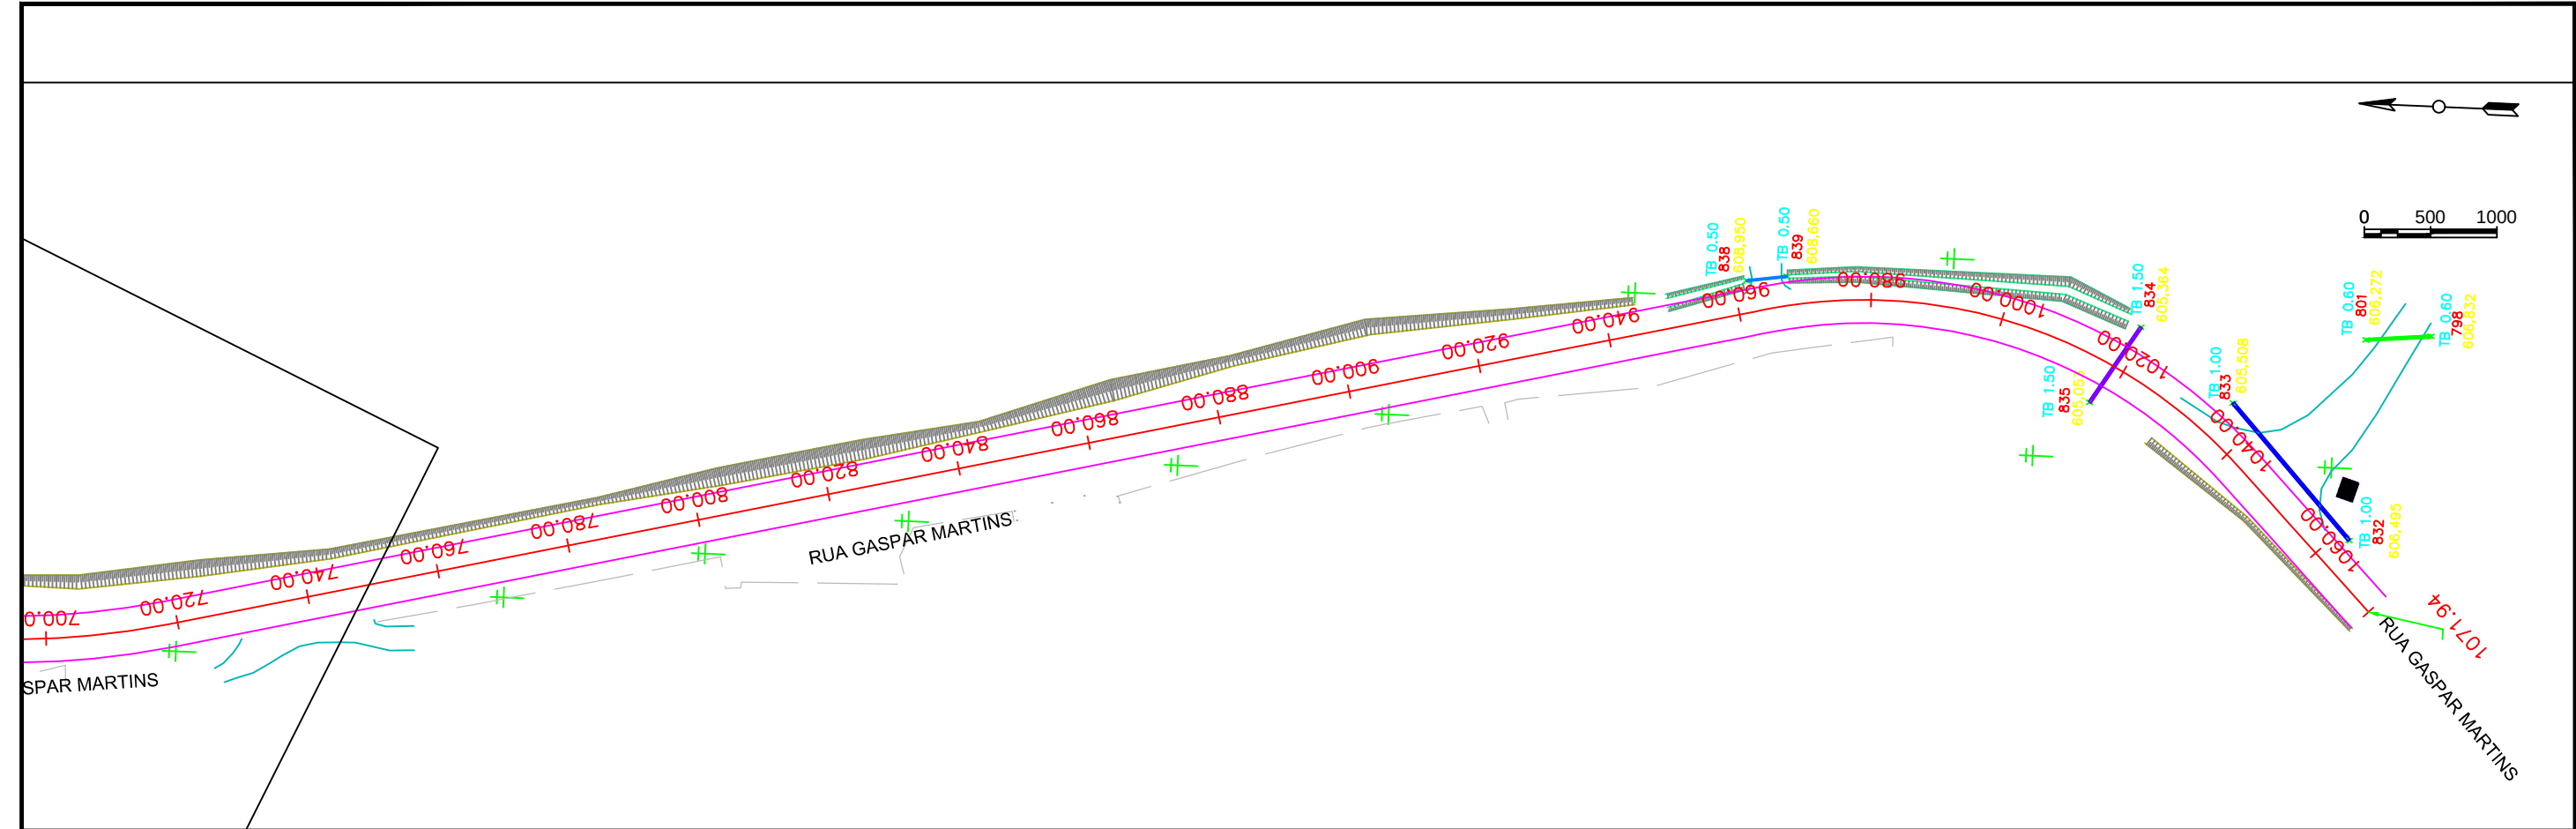

PLANTA BAIXA - DRENAGEM  
ESCALA: 1/1000

LEGENDA:

- TUBULAÇÃO EXISTENTE Ø1000
- TUBULAÇÃO EXISTENTE Ø1500
- TUBULAÇÃO EXISTENTE Ø600
- TUBULAÇÃO EXISTENTE Ø500
- BOCA DE LOBO EXISTENTE

|        |                                     |  |                                                                             |                                                                                                                                                                                                                          |          |          |
|--------|-------------------------------------|--|-----------------------------------------------------------------------------|--------------------------------------------------------------------------------------------------------------------------------------------------------------------------------------------------------------------------|----------|----------|
| TIPO:  | DRENAGEM                            |  | PROPRIETÁRIO:                                                               | EVANDRO BARATTO:00033552096<br><small>Assinado de forma digital por EVANDRO BARATTO:00033552096<br/>Dados: 2026.09.24 14:31:09 -03'00'</small>                                                                           | DATA:    | 2026     |
| LOCAL: | RUA GASPAR MARTINS - PAULO BENTO RS |  | PREFEITURA MUNICIPAL DE PAULO BENTO<br>EVANDRO BARATTO - PREFEITO MUNICIPAL |                                                                                                                                                                                                                          | ESCALA:  | INDICADA |
|        |                                     |  | RESPONSÁVEL TÉCNICO:                                                        | VOLMIR JOSE AGNOLETTI:8959265403<br><small>Assinado de forma digital por VOLMIR JOSE AGNOLETTI:8959265403<br/>Dados: 2026.09.21 11:45:14 -03'00'</small><br>4<br>VOLMIR JOSE AGNOLETTI<br>ENG. CIVIL - CREAR/S: 125496-D | PRANCHA: | DRN 02   |