



LEGENDA PPCI		
SINALIZAÇÃO		
SÍMBOLO	IMAGEM	DESCRIÇÃO
S1		SINALIZAÇÃO DE INDICAÇÃO DE SENTIDO DE SAÍDA - DIREITA
S2		SINALIZAÇÃO DE INDICAÇÃO DE SENTIDO DE SAÍDA - ESQUERDA
S3		SINALIZAÇÃO DE INDICAÇÃO DE SENTIDO DE SAÍDA - FRENTE
S8		SINALIZAÇÃO DE INDICAÇÃO DE SENTIDO DE SAÍDA - ESCADA À DIREITA
S9		SINALIZAÇÃO DE INDICAÇÃO DE SENTIDO DE SAÍDA - ESCADA À ESQUERDA
S12		SINALIZAÇÃO DE INDICAÇÃO DE SENTIDO DE SAÍDA - SAÍDA FINAL
S13		SINALIZAÇÃO DE INDICAÇÃO DE SENTIDO DE SAÍDA - SAÍDA DE EMERGÊNCIA
S17		SINALIZAÇÃO DE PAVIMENTO

LEGENDA PPCI	
DISPOSITIVOS	
SÍMBOLO	DESCRIÇÃO
	EXTINTOR POS ABS (PO QUÍMICO SECO - ABC)
	ACIONAR DE ALARME
	CENTRAL DE ALARME
	BARRA ANTI-PÂNICO
	RESERVA TÉCNICA
	DISPOSITIVO DE RECALQUE
	PONTO DE HIDRANTE - SUAS SAÍDAS PARA 40MM E MANGOTINHO.
	LUMINÁRIA DE EMERGÊNCIA- UNIDADE AUTÔNOMA DE 1.5W
	UNIDADE DE ILUMINAÇÃO DE EMERGÊNCIA - TIPO BALIZAMENTO

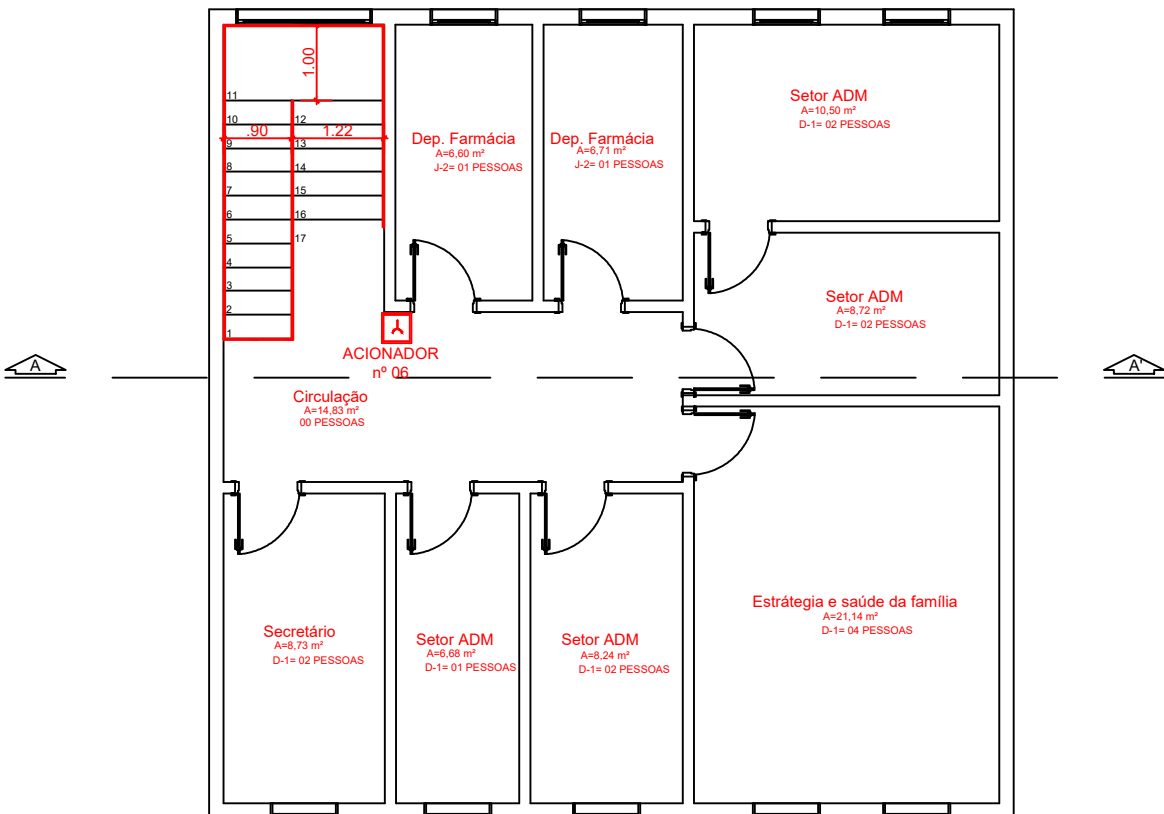


SINALIZAÇÃO DE ALARME					
SÍMBOLO	IMAGEM	DESCRIÇÃO	TERREO	SUPERIOR	TOTAL
		AVISADOR SONORO DO ALARME DE INCENDIO	07 UNIDADES	01 UNIDADES	08 UNIDADES
		ACIONADOR MANUAL DE ALARME DE INCENDIO	07 UNIDADES	01 UNIDADES	08 UNIDADES
		ACIONADOR MANUAL DE ALARME DE INCENDIO	07 UNIDADES	01 UNIDADES	08 UNIDADES
		CENTRAL DE ALARME	01 UNIDADES	00 UNIDADES	01 UNIDADES
		ISOLAMENTO DE LASTRO	02 UNIDADES	00 UNIDADES	02 UNIDADES
		DUTO RIGIDO VERMELHO + 10%	125 METROS	05 METROS	130 METROS
		CAIXA PASSAGEM + 10%	50 UNIDADES	02 UNIDADES	52 UNIDADES
		LUVA + 10 %	42 UNIDADES	02 UNIDADES	44 UNIDADES
		BRAÇADERA + 10%	125 UNIDADES	05 UNIDADES	05 UNIDADES
		PARAFUSO	125 UNIDADES	05 UNIDADES	05 UNIDADES

1 PLANTA BAIXA SUPERIOR Escala: 1/100

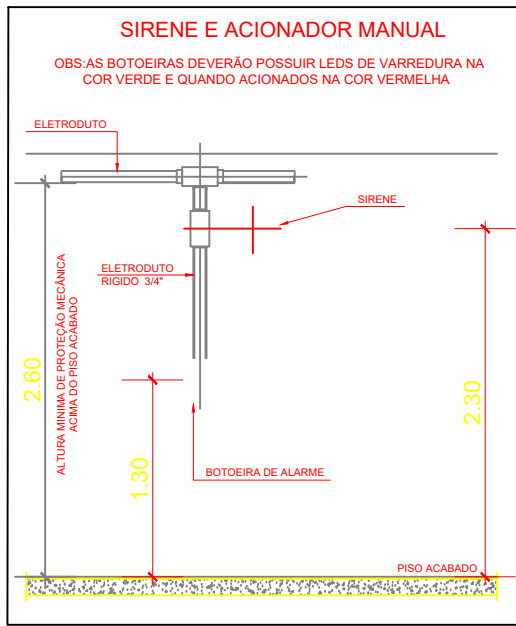

2 ALTURA DO ACIONADOR E SIRENE

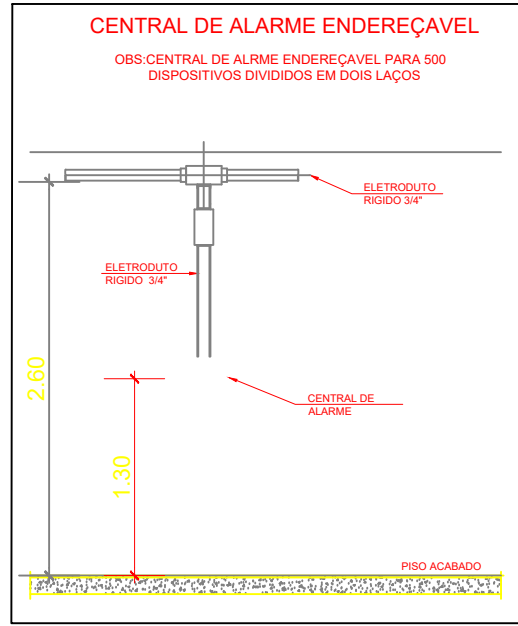

3 ALTURA DA CENTRAL DE ALARME

RAZÃO SOCIAL: PREFEITURA MUNICIPAL DE ARROIO DO PADRE

NOME FANTASIA: POLICLINICA DE ARROIO DO PADRE - UBS

ENDEREÇO: AVENIDA 17 DE ABRIL Nº 196, CENTRO ARROIO DO PADRE/RS

CONTEÚDO: PLANTA BAIXA SUPERIOR - ALARME



REFERÊNCIA
ARQUITETURA & ENGENHARIA

PREFEITURA MUNICIPAL DO ARROIO DO PADRE

REFERENCIA ARQUITETURA
E ENGENHARIA
LTDA:64031944000109

GISELE FISCHER
CAU A178833-7

PROJETO: PREVENÇÃO CONTRA INCÊNDIO

ETAPA: PROJETO EXECUTIVO

DATA: 05/08/2026

ESCALA: INDICADA

PRANCHA:

06/09