


LEGENDA PPCI		
SINALIZAÇÃO		
SÍMBOLO	IMAGEM	DESCRIÇÃO
S1		SINALIZAÇÃO DE INDICAÇÃO DE SENTIDO DE SAÍDA - DIREITA
S2		SINALIZAÇÃO DE INDICAÇÃO DE SENTIDO DE SAÍDA - ESQUERDA
S3		SINALIZAÇÃO DE INDICAÇÃO DE SENTIDO DE SAÍDA - FRENTE
S8		SINALIZAÇÃO DE INDICAÇÃO DE SENTIDO DE SAÍDA - ESCADA A DIREITA
S9		SINALIZAÇÃO DE INDICAÇÃO DE SENTIDO DE SAÍDA - ESCADA A ESQUERDA
S12		SINALIZAÇÃO DE INDICAÇÃO DE SENTIDO DE SAÍDA - SAÍDA FINAL
S14		SINALIZAÇÃO DE INDICAÇÃO DE SENTIDO DE SAÍDA - SAÍDA DE EMERGÊNCIA
S17		SINALIZAÇÃO DE PAVIMENTO

LEGENDA PPCI	
DISPOSITIVOS	
SÍMBOLO	DESCRIÇÃO
	EXTINTOR PGB ABC [PO QUÍMICO SECO - ABC]
	ACIONAR DE ALARME
	CENTRAL DE ALARME
	BARRA ANTI-PÂNICO
	RESERVA TÉCNICA
	DISPOSITIVO DE RECALQUE
	PONTO DE HIDRANTE - SUAS SAÍDAS PARA ABM E MANGOTINHO
	LUMINÁRIA DE EMERGÊNCIA - UNIDADE AUTÔNOMA DE 1,5W
	UNIDADE DE ILUMINAÇÃO DE EMERGÊNCIA - TIPO BALIZAMENTO

QUANTITATIVO		
SINALIZAÇÃO DE HIDRANTES		
SÍMBOLO	DESCRIÇÃO	QUANTIDADE
	DISPOSITIVO DE RECALQUE	01 UNIDADE
	HIDRANTE TIPO 1	08 UNIDADES
	MANGOTINHO	08 UNIDADES
	TUBO DE AÇO 2 1/2 x 10%	260 METROS
	BOMBA PRINCIPAL 4CV	01 UNIDADE
	BOMBA JOCKEY 1,5CV	01 UNIDADE
	QUADRO DE COMANDO	01 UNIDADE
	BUCHA REDUÇÃO 2 1/2 x 1 1/2	08 UNIDADES
	BUCHA REDUÇÃO 1 1/2 x 1	04 UNIDADES
	BUCHA REDUÇÃO 2 1/2 x 1 1/2	04 UNIDADES
	CURVA 90 GRAUS 2 1/2	14 UNIDADES
	NIPLE DUPLO 2 1/2	01 UNIDADE
	TE DE FERRO 2 1/2	04 UNIDADES
	CAIXA DE INCÊNDIO	08 UNIDADES
	ESQUADRO REGULÁVEL MANGOTINHO 1"	08 UNIDADES
	NIPLE DUPLO DE FERRO 2 1/2	08 UNIDADES
	REDUÇÃO GIRATÓRIA 2 1/2 x 1 1/2	08 UNIDADES
	REGISTRO DE GAVETA 2 1/2	01 UNIDADE
	REGISTRO OU VÁLVULA GLOBO 2 1/2	08 UNIDADES
	TAMPÃO COM CORRENTE 1 1/2	07 UNIDADES
	TAMPÃO COM CORRENTE 2 1/2	01 UNIDADE
	TAMPÃO PARA PASSEIO 70x80	01 UNIDADE
	CAIXA D'ÁGUA 10.000 LITROS	02 UNIDADES

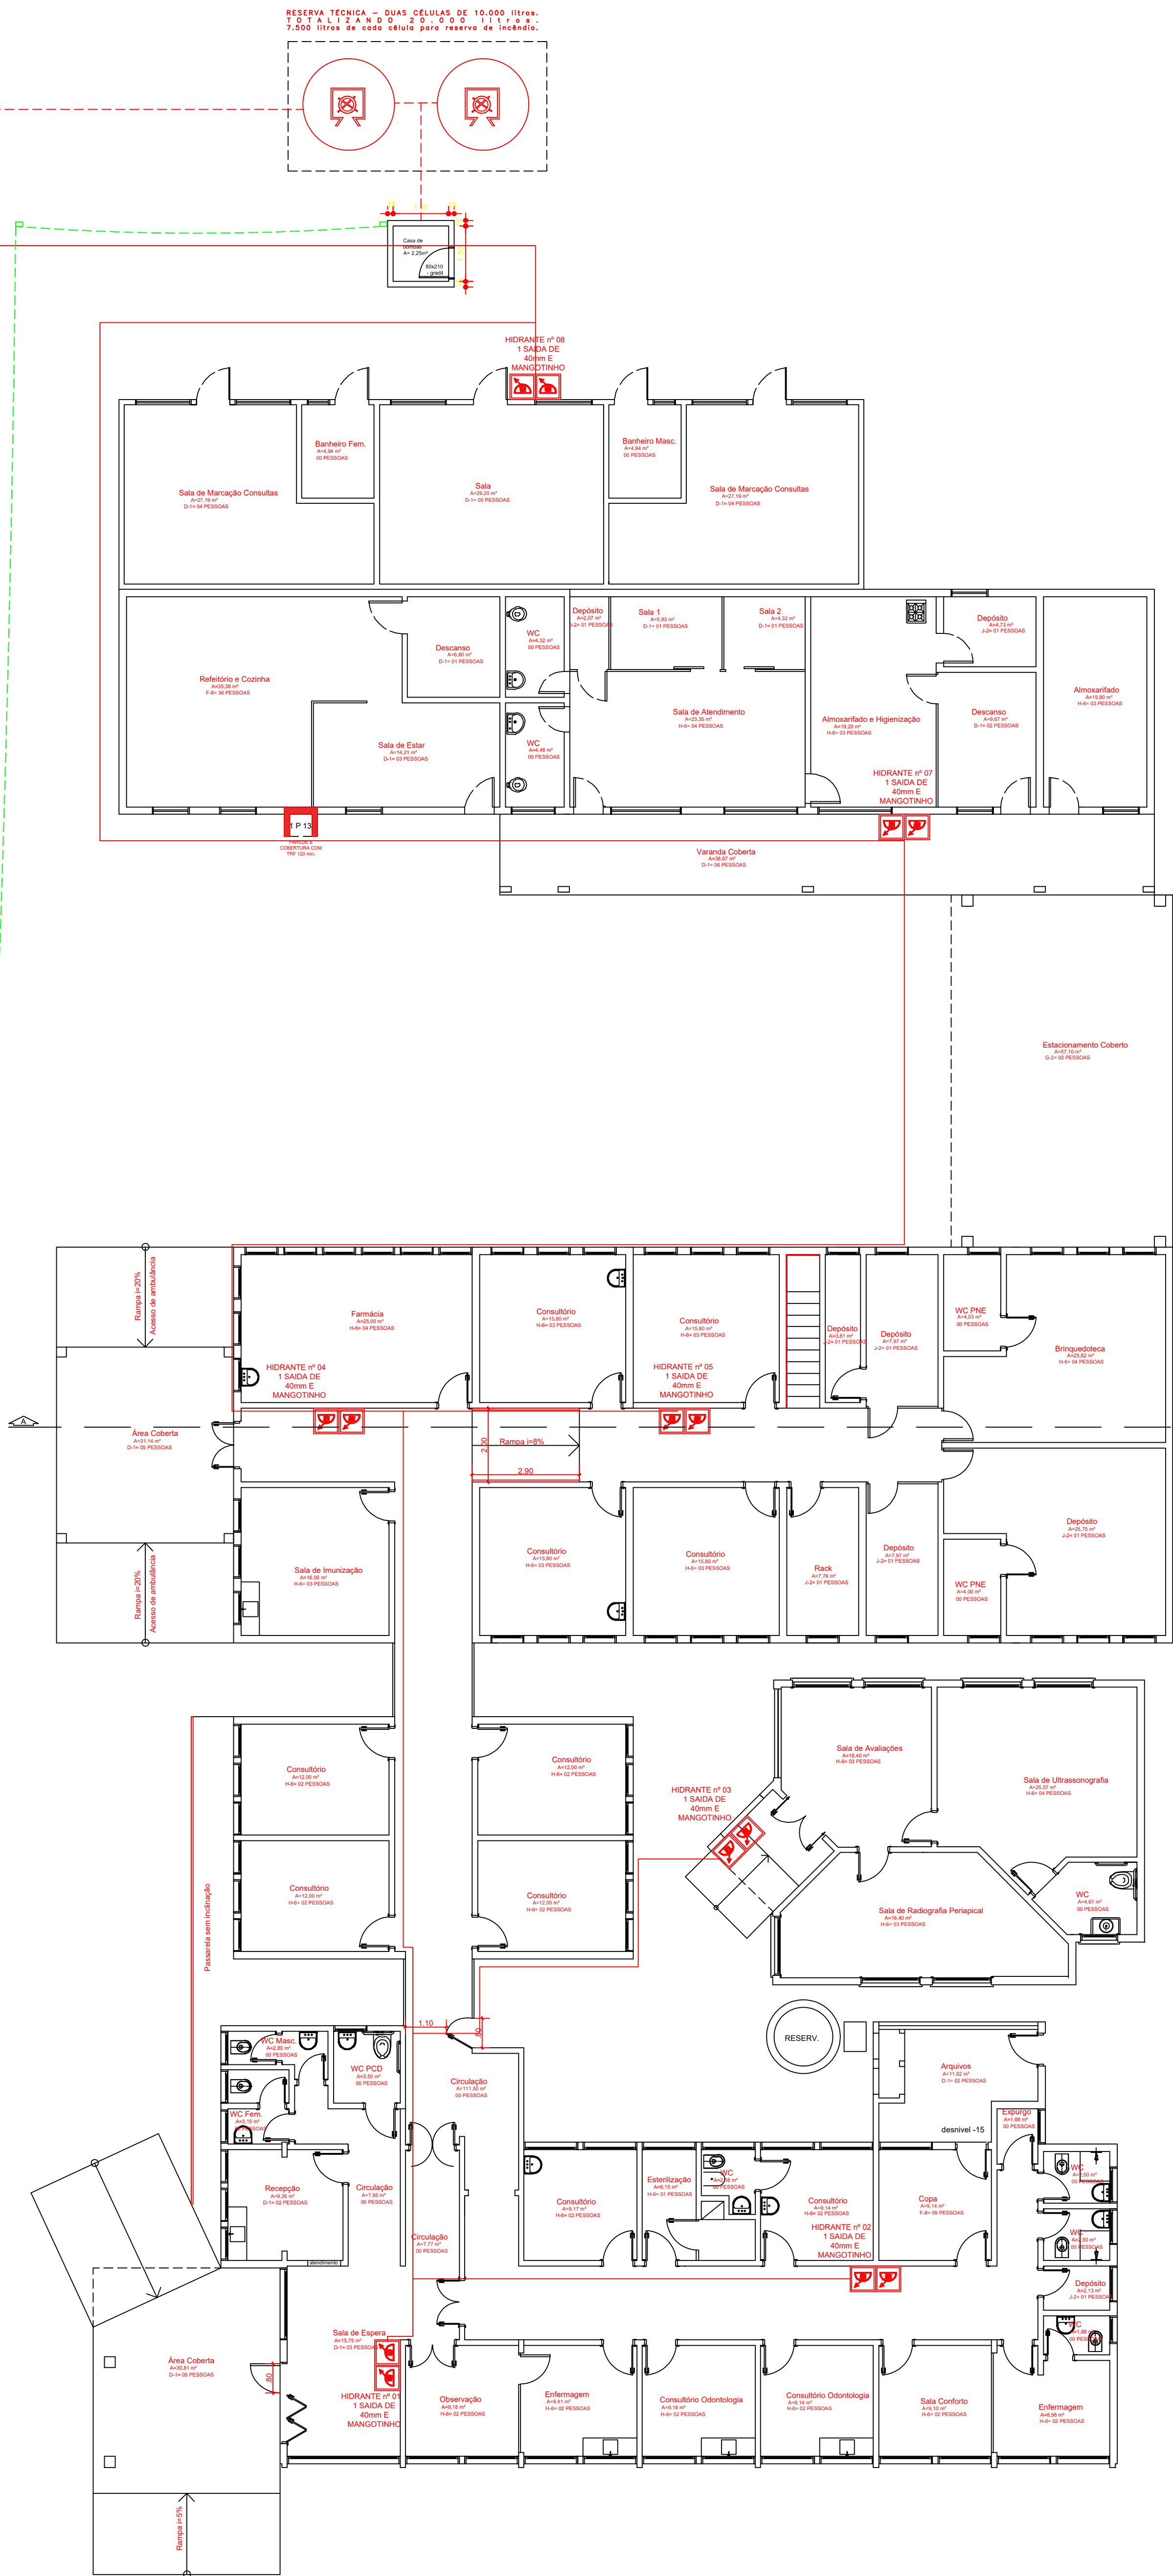

1 PLANTA BAIXA TÉRREO
Escala: 1/100

RAZÃO SOCIAL: PREFEITURA MUNICIPAL DE ARROIO DO PADRE
NOME FANTASIA: POLICLÍNICA DE ARROIO DO PADRE - UBS
ENDEREÇO: AVENIDA 17 DE ABRIL Nº 196, CENTRO ARROIO DO PADRE/RS
CONTEÚDO: PLANTA BAIXA TÉRREO - HIDRANTES

REFERÊNCIA
ARQUITETURA & ENGENHARIA

PREFEITURA MUNICIPAL DO ARROIO DO PADRE

REFERÊNCIA ARQUITETURA
E ENGENHARIA
LTD A 64031944000109

Assinado de forma digital por
REFERÊNCIA ARQUITETURA E
ENGENHARIA LTDA 64031944000109
Dados: 2026.08.05 16:26:10 -03'00'

GISELE FISCHER
CAU A178833-7

PROJETO: PREVENÇÃO CONTRA INCÊNDIO
ETAPA: PROJETO EXECUTIVO
DATA: 05/08/2026
ESCALA: INDICADA

PRANCHA:
07/09