


LEGENDA PPCI		
SINALIZAÇÃO		
SÍMBOLO	IMAGEM	DESCRIÇÃO
S1		SINALIZAÇÃO DE INDICAÇÃO DE SENTIDO DE SAÍDA - DIREITA
S2		SINALIZAÇÃO DE INDICAÇÃO DE SENTIDO DE SAÍDA - ESQUERDA
S3		SINALIZAÇÃO DE INDICAÇÃO DE SENTIDO DE SAÍDA - FRENTE
S8		SINALIZAÇÃO DE INDICAÇÃO DE SENTIDO DE SAÍDA - ESCADA À DIREITA
S9		SINALIZAÇÃO DE INDICAÇÃO DE SENTIDO DE SAÍDA - ESCADA À ESQUERDA
S12		SINALIZAÇÃO DE INDICAÇÃO DE SENTIDO DE SAÍDA - SAÍDA FINAL
S13		SINALIZAÇÃO DE INDICAÇÃO DE SENTIDO DE SAÍDA - SAÍDA DE EMERGÊNCIA
S17		SINALIZAÇÃO DE PAVIMENTO

LEGENDA PPCI	
DISPOSITIVOS	
SÍMBOLO	DESCRIÇÃO
	EXTINTOR POS ABS (PO QUÍMICO SECO - ABC)
	ACIONAR DE ALARME
	CENTRAL DE ALARME
	BARRA ANTI-PÂNICO
	RESERVA TÉCNICA
	DISPOSITIVO DE RECALQUE
	PONTO DE HIDRANTE - SUAS SAÍDAS PARA 40MM E MANGOTINHO.
	LUMINÁRIA DE EMERGÊNCIA- UNIDADE AUTÔNOMA DE 1.5W
	UNIDADE DE ILUMINAÇÃO DE EMERGÊNCIA - TIPO BALIZAMENTO

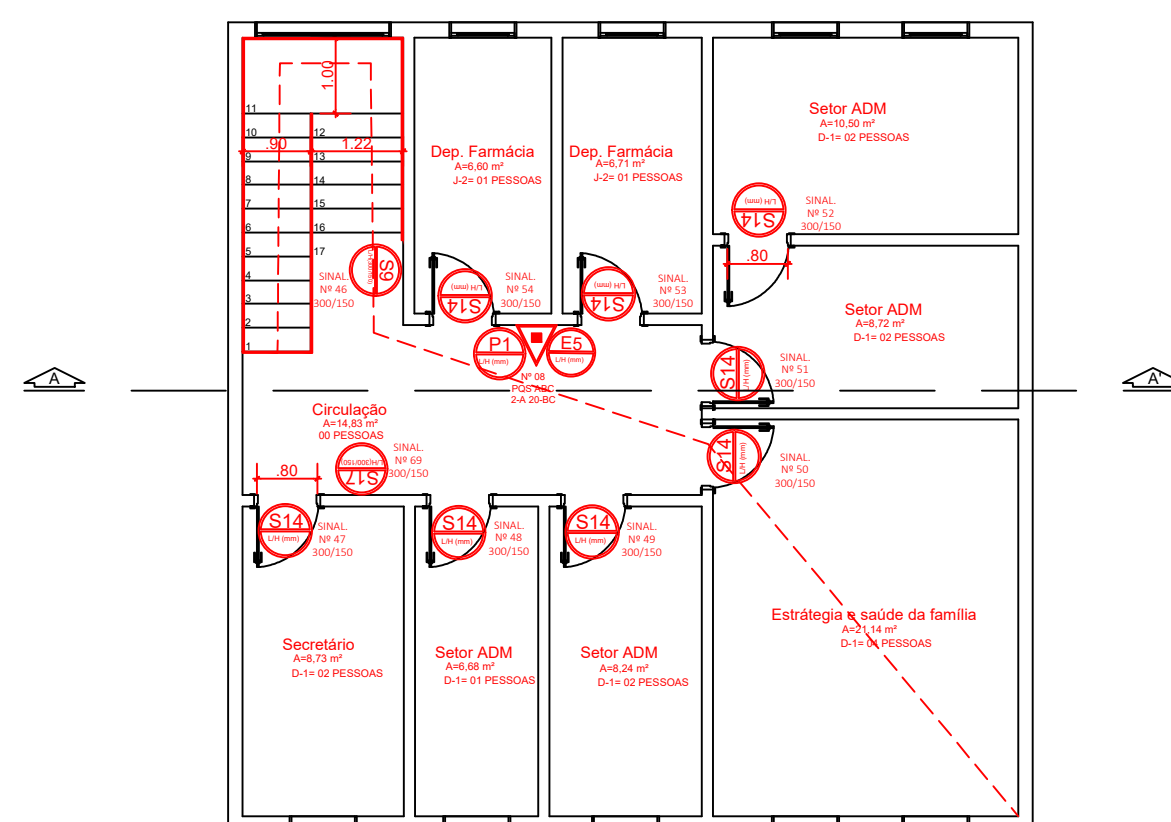

1 PLANTA BAIXA SUPERIOR
Escala: 1/100

SINALIZAÇÃO DE ORIENTAÇÃO					
SÍMBOLO	IMAGEM	DESCRIÇÃO	Q. TÉRREO	Q. 2 PAV.	TOTAL
		SINALIZAÇÃO DE INDICAÇÃO DE SENTIDO DE SAÍDA - DIREITA	03 UNIDADES	00 UNIDADES	03 UNIDADES
		SINALIZAÇÃO DE INDICAÇÃO DE SENTIDO DE SAÍDA - ESQUERDA	02 UNIDADES	00 UNIDADES	02 UNIDADES
		SINALIZAÇÃO DE INDICAÇÃO DE SAÍDA PUNTUAL A SER FIXADA ACIMA DA PORTA	01 UNIDADES	00 UNIDADES	01 UNIDADES
		SINALIZAÇÃO DE SAÍDA FINAL	11 UNIDADES	00 UNIDADES	11 UNIDADES
		SINALIZAÇÃO DE SAÍDA DE EMERGÊNCIA	41 UNIDADES	08 UNIDADES	49 UNIDADES
		SINALIZAÇÃO DE PROIBIDO FUMAR	13 UNIDADES	01 UNIDADES	14 UNIDADES
		SINALIZAÇÃO EXTINTOR INCÊNDIO	13 UNIDADES	01 UNIDADES	14 UNIDADES
		SINALIZAÇÃO DE AVISADOR SONORO	07 UNIDADES	01 UNIDADES	08 UNIDADES
		SINALIZAÇÃO DE ACIONADOR MANUAL DE ALARIME DE INCÊNDIO	07 UNIDADES	01 UNIDADES	08 UNIDADES
		SINALIZAÇÃO DE PONTO DE HIDRANTE / MANGOTINO	07 UNIDADES	01 UNIDADES	08 UNIDADES
		SINALIZAÇÃO DE INDICAÇÃO DE ROTA DE FUGA EM ESCADA - DIREITA	00 UNIDADES	00 UNIDADES	00 UNIDADES
		SINALIZAÇÃO DE INDICAÇÃO DE ROTA DE FUGA EM ESCADA - ESQUERDA	01 UNIDADES	01 UNIDADES	02 UNIDADES
		SINALIZAÇÃO DE PAVIMENTO	01 UNIDADES	01 UNIDADES	02 UNIDADES

RAZÃO SOCIAL: PREFEITURA MUNICIPAL DE ARROIO DO PADRE
NOME FANTASIA: POLICLINICA DE ARROIO DO PADRE - UBS
ENDEREÇO: AVENIDA 17 DE ABRIL Nº 196, CENTRO ARROIO DO PADRE/RS
CONTEÚDO: PLANTA BAIXA SUPERIOR - SINALIZAÇÃO



REFERÊNCIA
ARQUITETURA & ENGENHARIA

PREFEITURA MUNICIPAL DO ARROIO DO PADRE

REFERENCIA ARQUITETURA E ENGENHARIA LTDA:64031944000109

Assinado de forma digital por
REFERENCIA ARQUITETURA E ENGENHARIA LTDA:64031944000109
Data: 2025.08.05 16:22:57 -03'00'

GISELE FISCHER
CAU A178833-7

PROJETO: PREVENÇÃO CONTRA INCÊNDIO	PRANCHA: 02/09
ETAPA: PROJETO EXECUTIVO	
DATA: 05/08/2026	
ESCALA: INDICADA	