



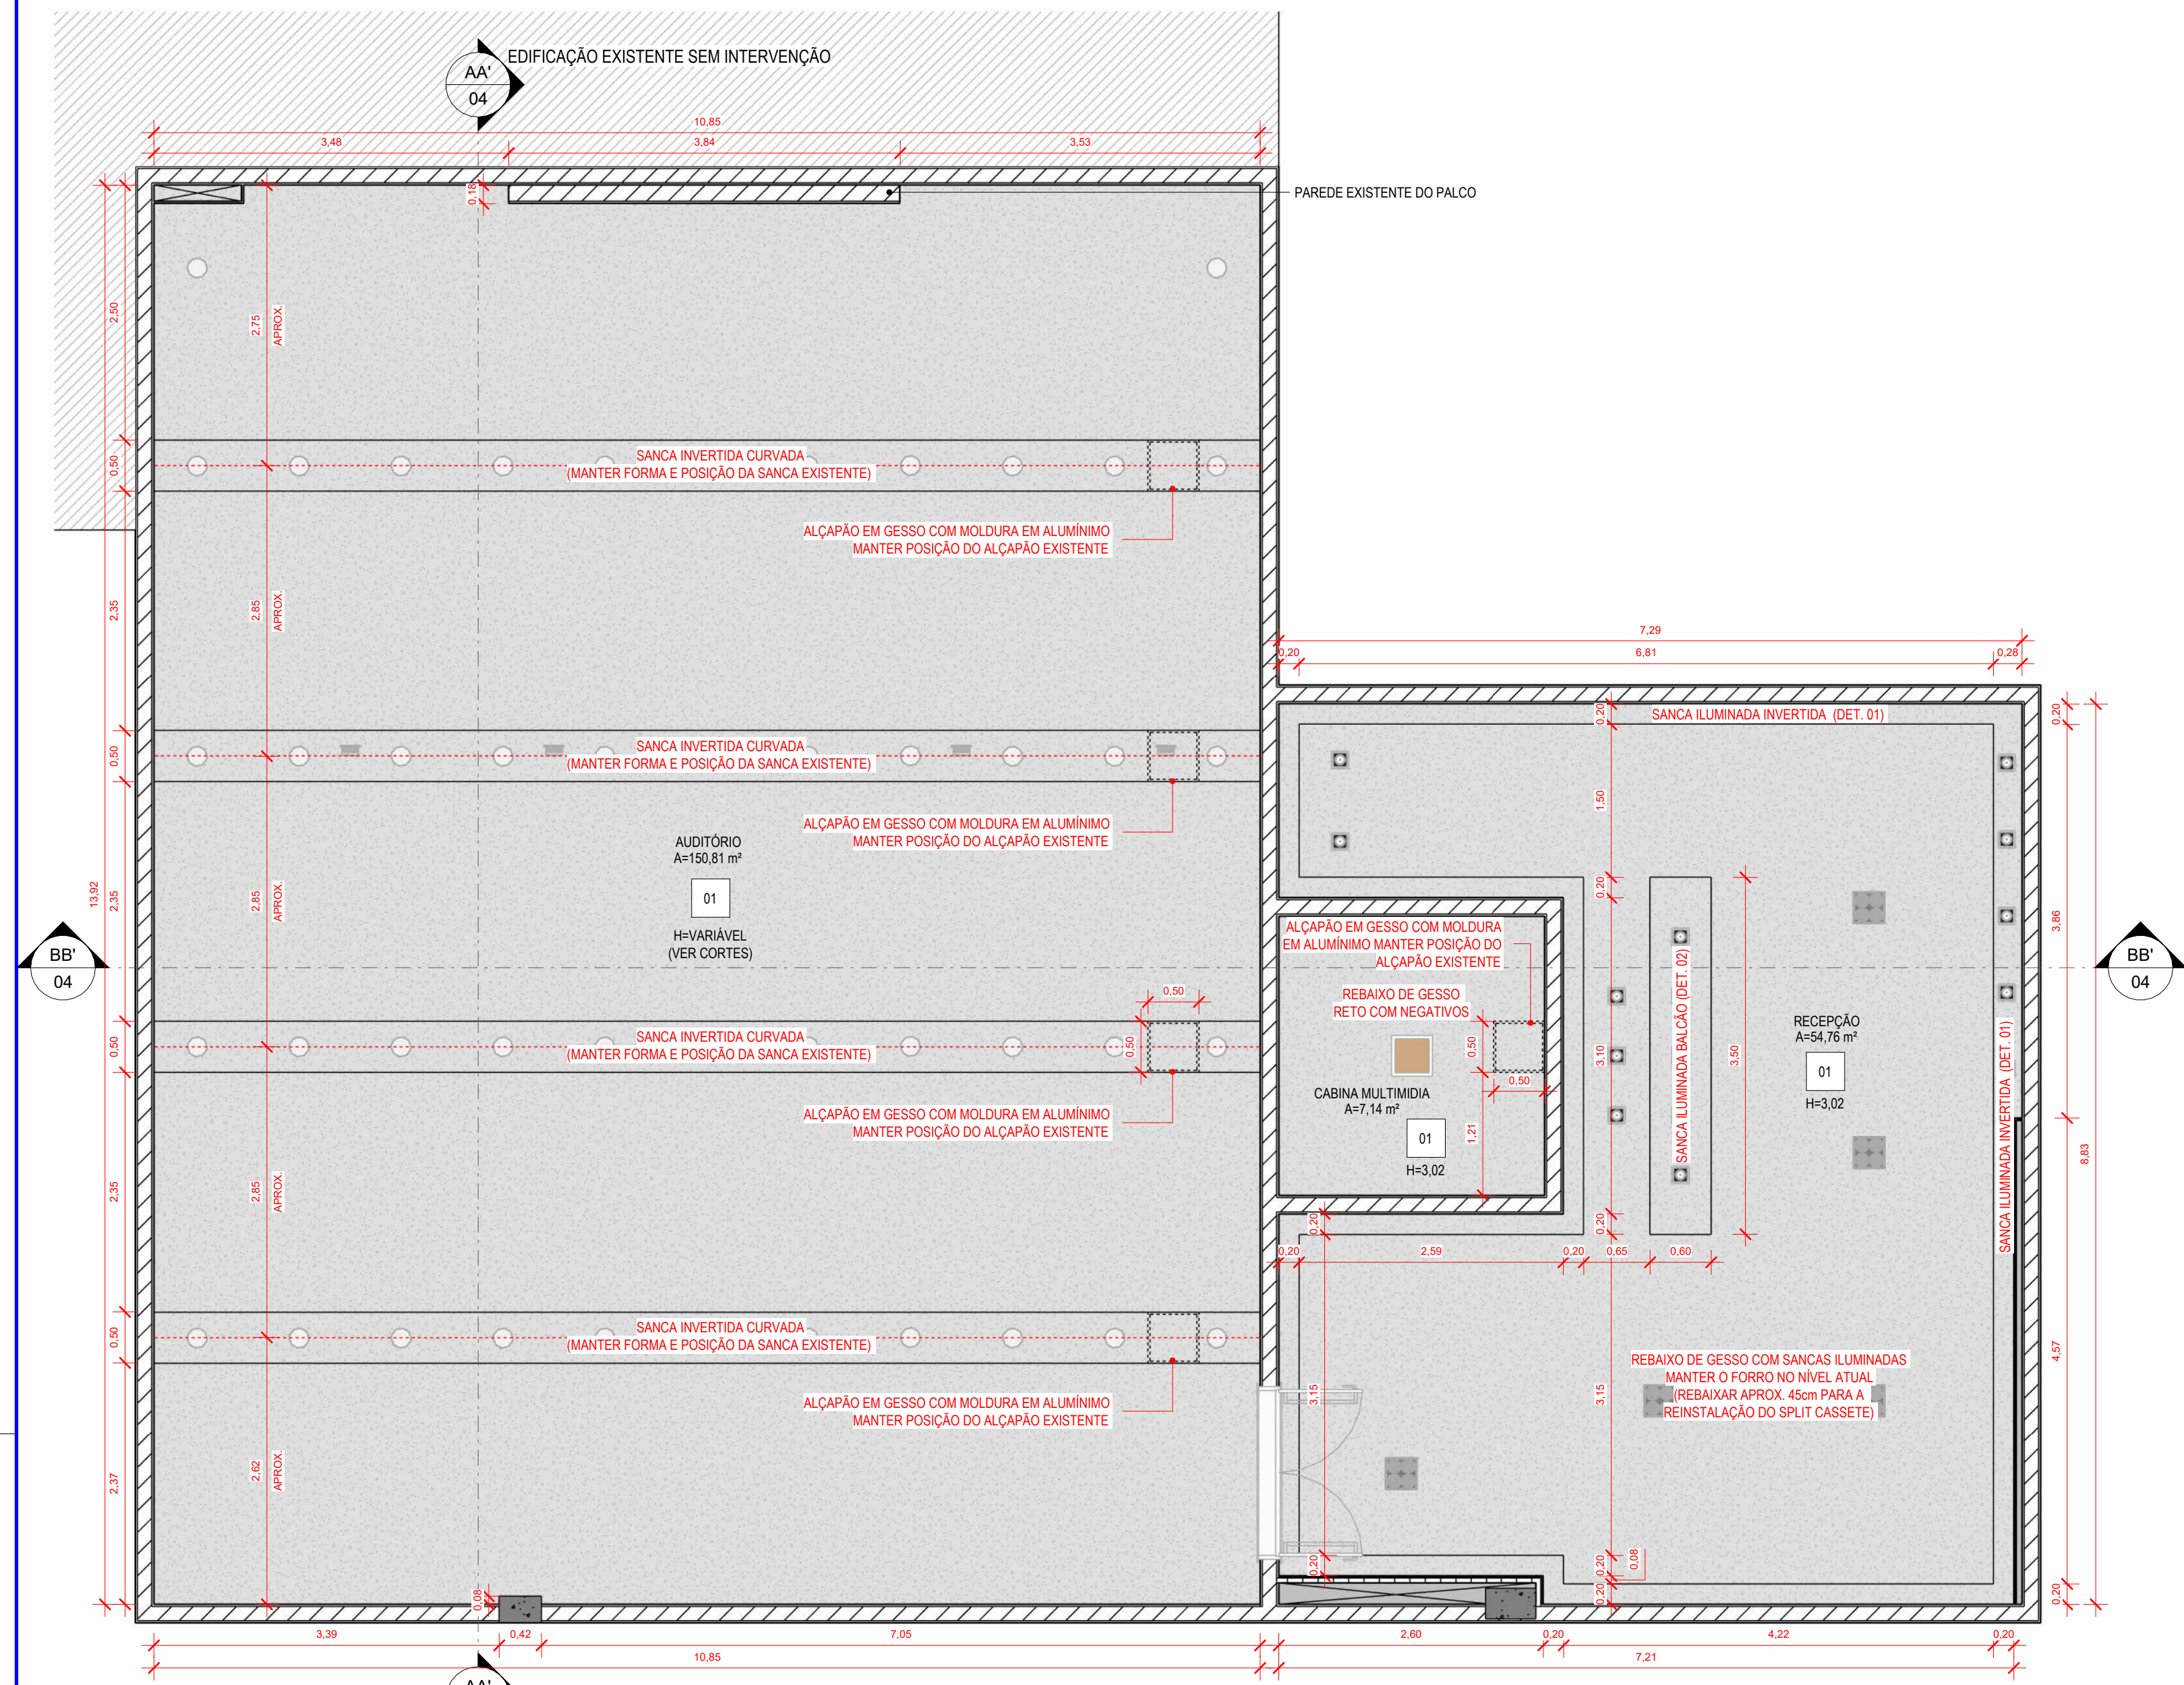


1 PLANTA DE FORRO
1 : 50

DETALHE 01 - SANCA ILUMINADA REBAIXO DE GESSO RETO COM SANCA INVERTIDA
SANCA COM ILUMINAÇÃO EMBUTIDA EM FITA DE LED 3000K
17 WATTS - 220V
OBS.: MANTER O FORRO REBAIXADO EM APROX. 45cm, NA POSIÇÃO DO FORRO EXISTENTE A SER DEMOLIDO

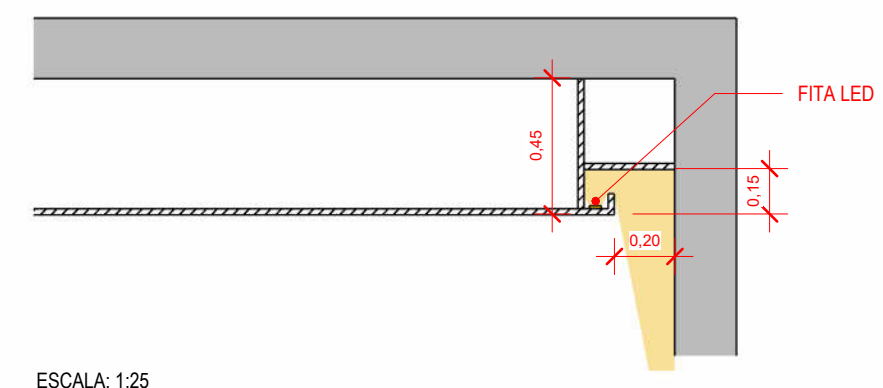


ESCALA: 1:25


DETALHE 02 - SANCA ILUMINADA BALÇÃO REBAIXO DE GESSO RETO COM SANCA
SANCA COM ILUMINAÇÃO EMBUTIDA EM FITA DE LED 3000K
17 WATTS - 220V
OBS.: MANTER O FORRO REBAIXADO EM APROX. 45cm, NA POSIÇÃO DO FORRO EXISTENTE A SER DEMOLIDO

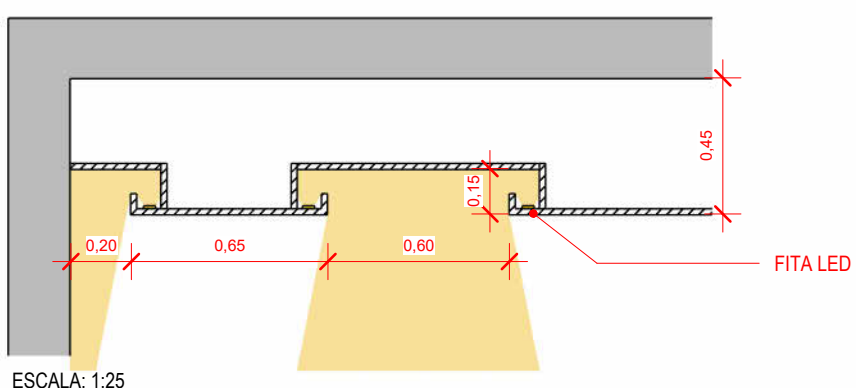


ESCALA: 1:25

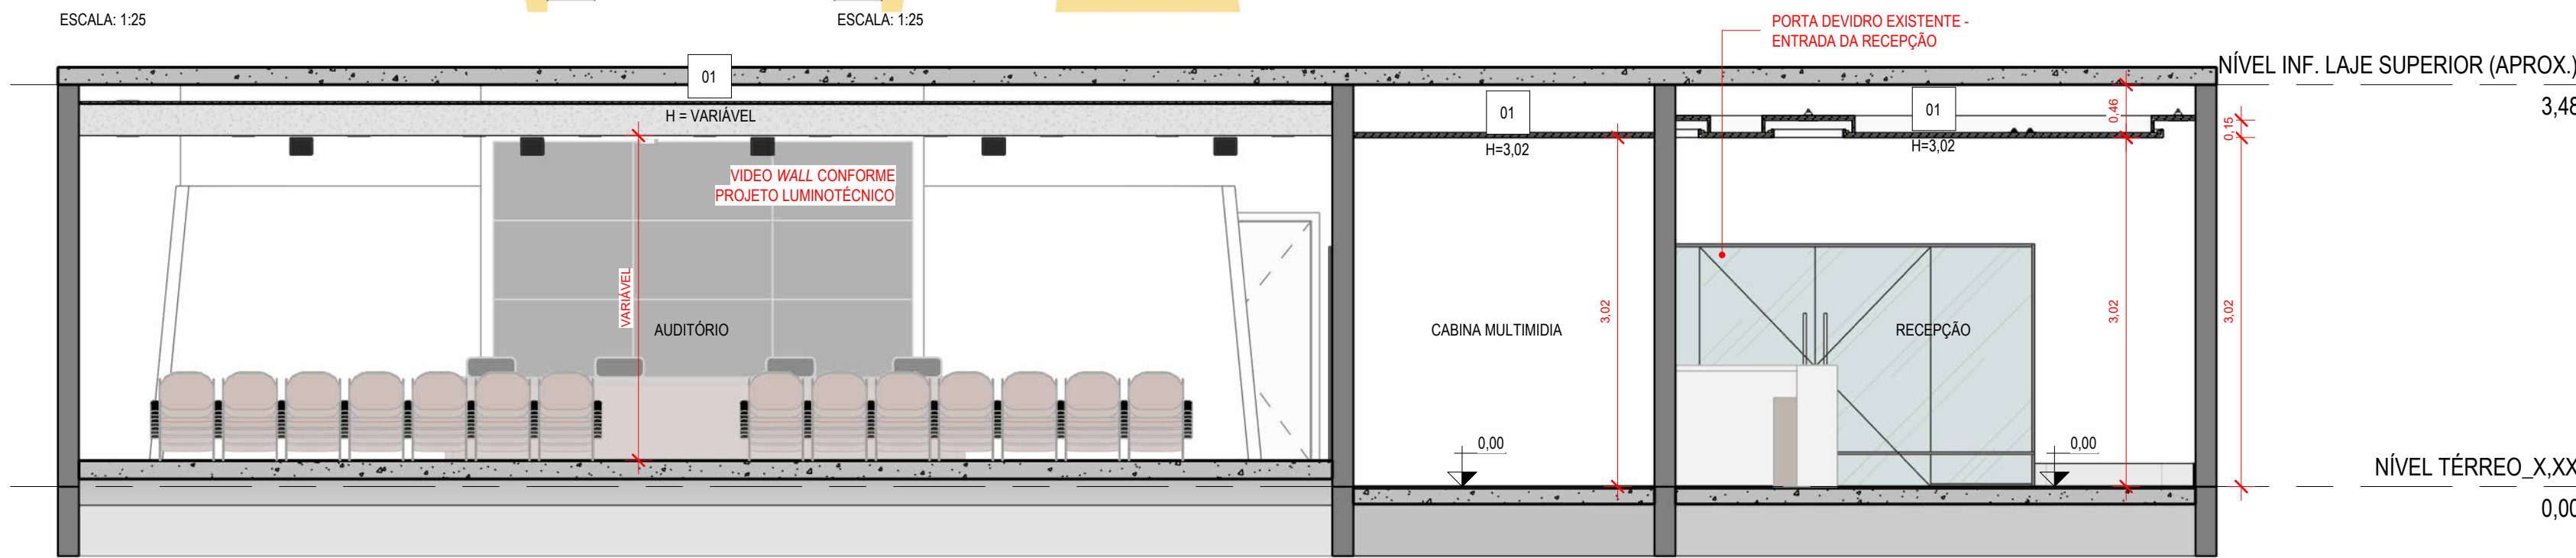

3 CORTE BB'
1 : 50

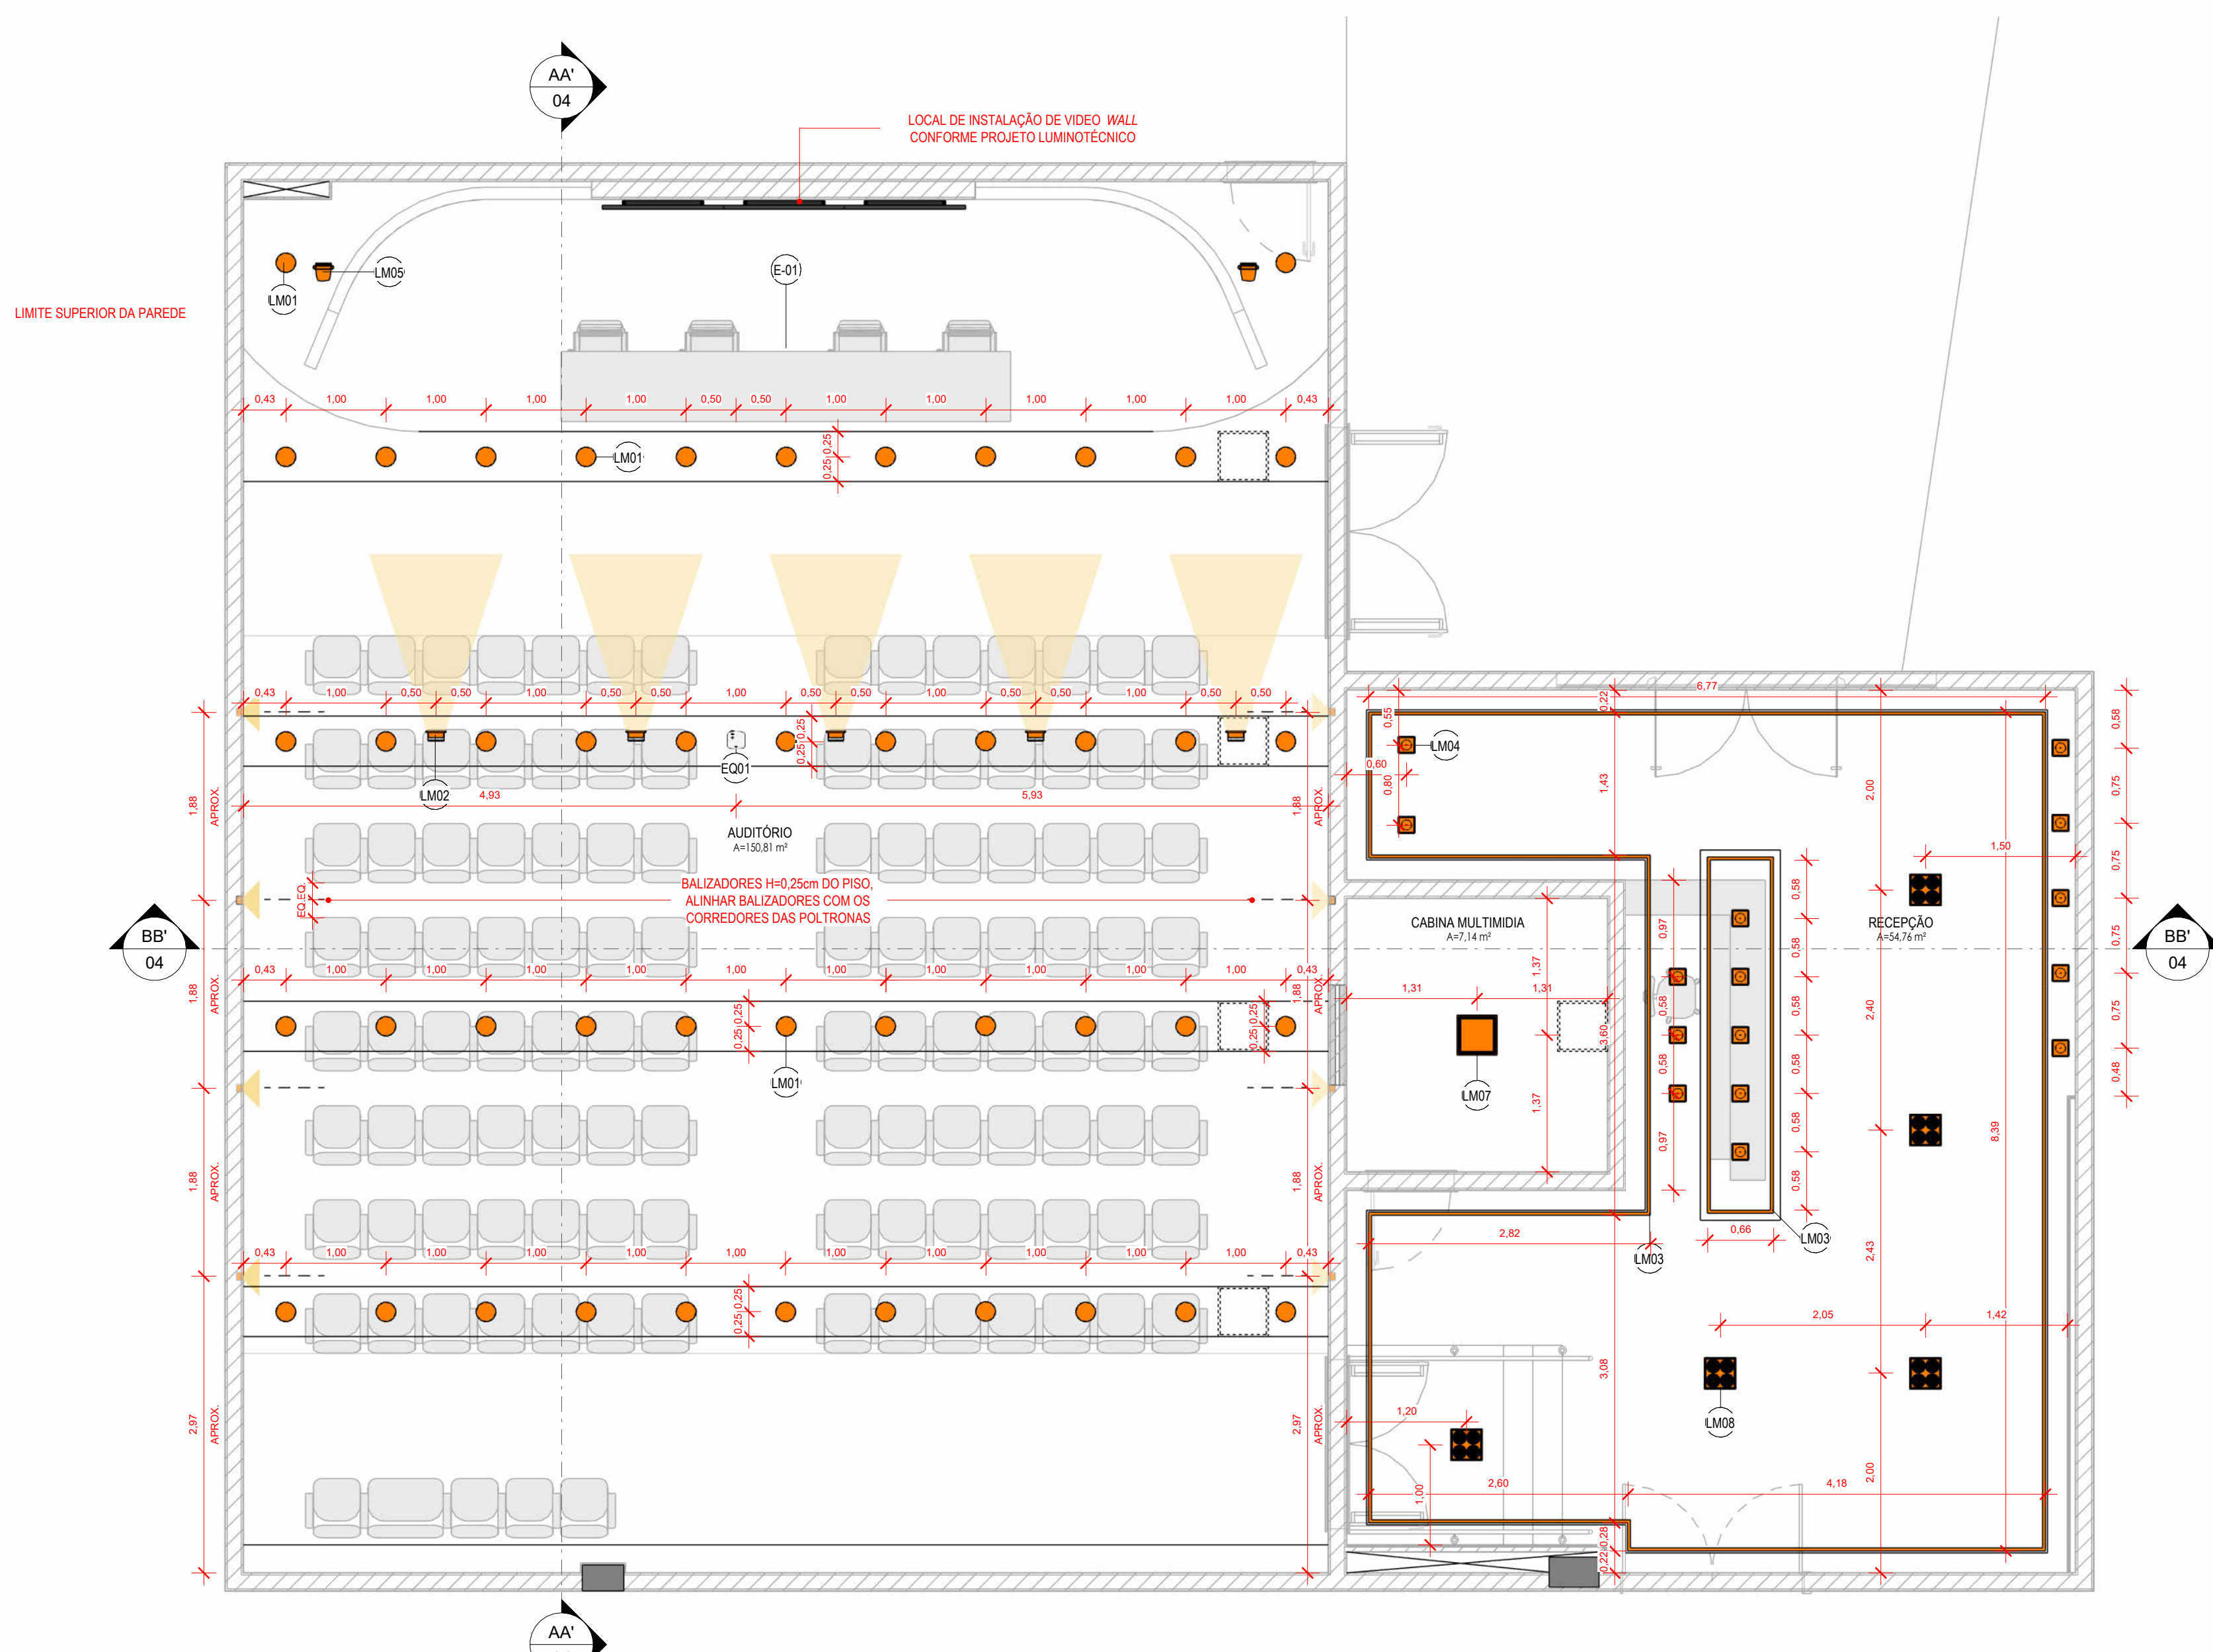

5 PLANTA DE PONTOS DE ILUMINAÇÃO
1 : 50

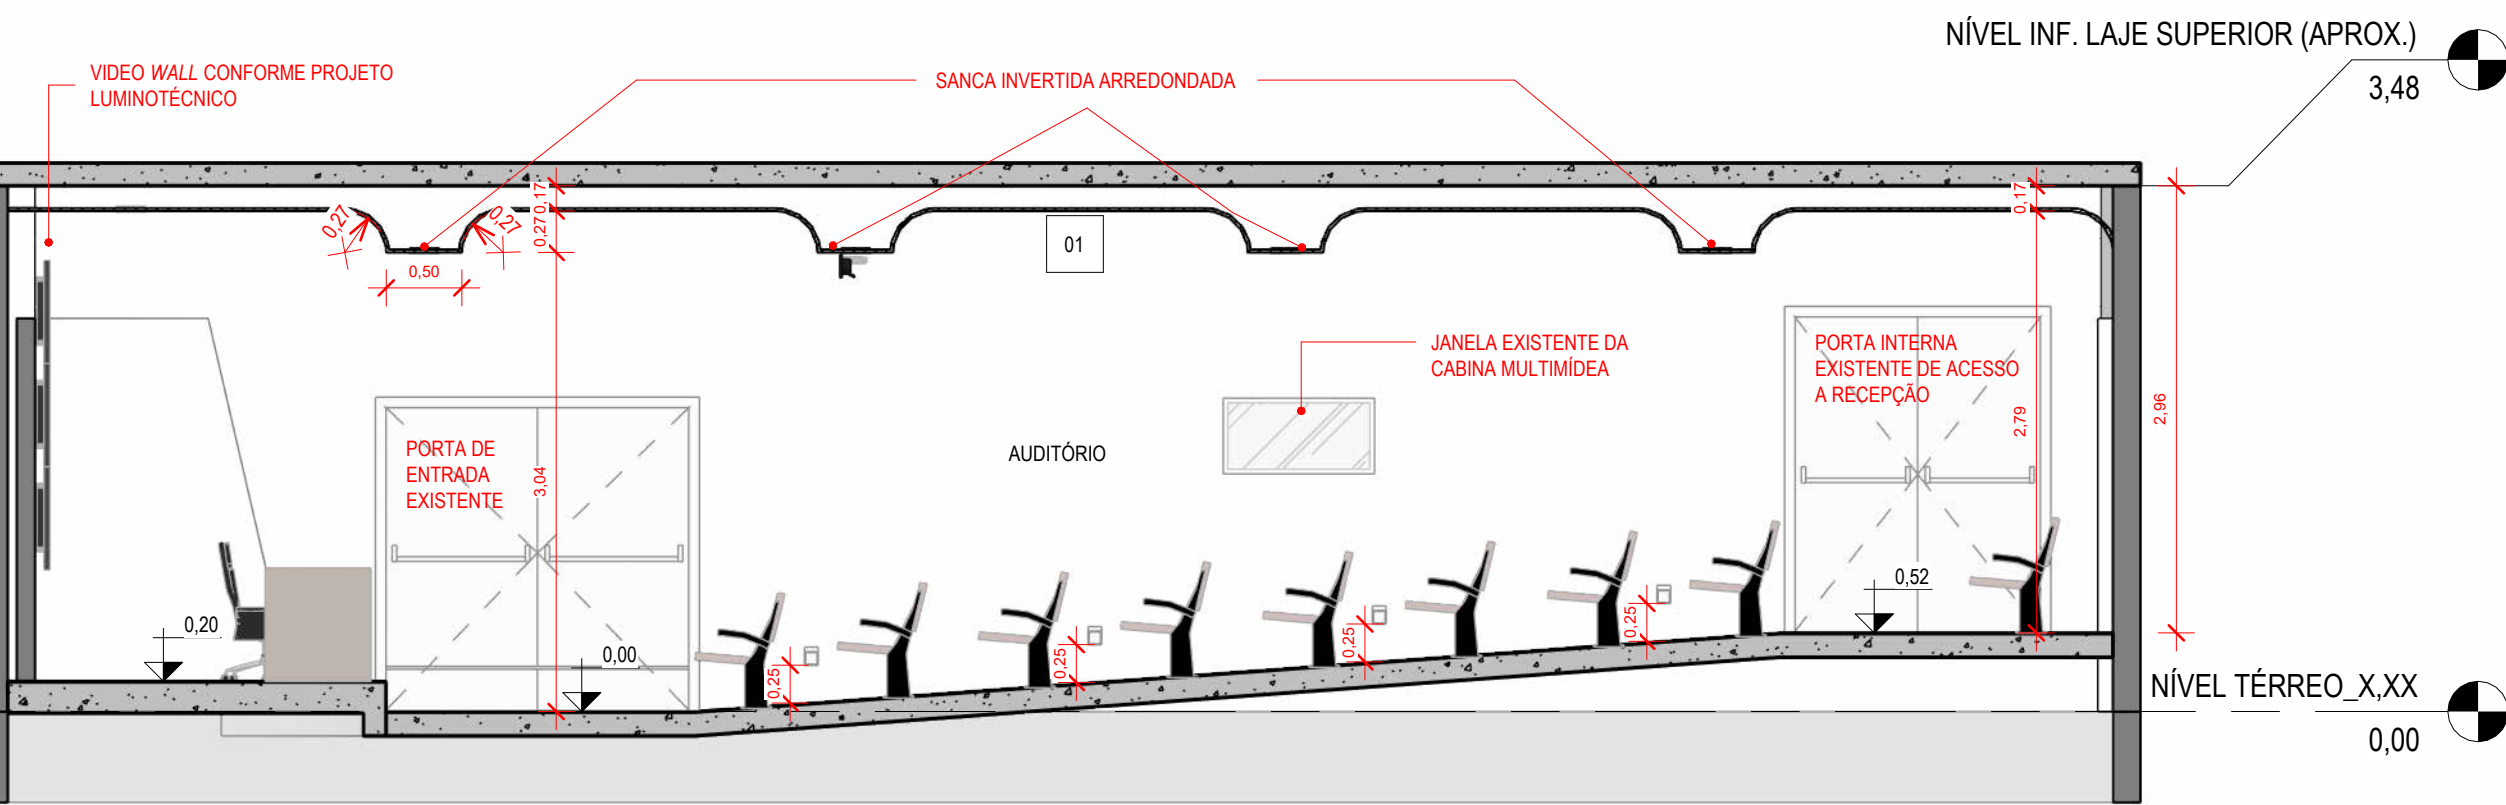

2 CORTE AA
1 : 50

LEGENDA ARQUITETURA	
	INDICAÇÃO DE ACABAMENTO DE PISO
	INDICAÇÃO DE ACABAMENTO DE PAREDE
	INDICAÇÃO DE ACABAMENTO DE FORRO
	NÍVEL ACABADO ARQUITETURA (PLANTA BAIXA) - REFERÊNCIA TÉRREO
	NÍVEL ACABADO ARQUITETURA (CORTE) - REFERÊNCIA TÉRREO

TABELA DE REVESTIMENTOS - FORROS	
CÓDIGO	DESCRIÇÃO
01	FORRO DE GESSO ACARTONADO COM CHAPA DRYWALL / PINTURA TINTA ACRÍLICA FOSCA ANTIFOFO 2 DEMASOS SOBRE FUNDO PREPARADOR DE PAREDE / COR BRANCO

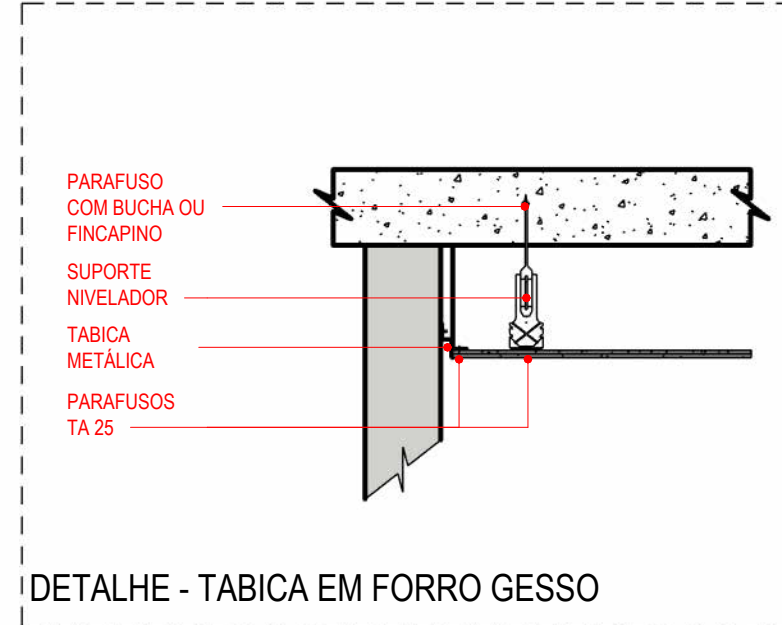


TABELA DE PONTOS DE ILUMINAÇÃO			
CÓDIGO	IMAGEM	DESCRIÇÃO	QTD
LM01		LUMINÁRIA DO TIPO PLAFON REDONDA DE EMBUTIR, ACABAMENTO BRANCO - 3000K	46
LM02		REFLETOR LED ACABAMENTO BRANCO - 4000K	5
LM03		FITA DE LED 220V - 3000K	1
LM04		LUMINÁRIA DE EMBUTIR DIRECIONÁVEL, ACABAMENTO BRANCO, COM 1 LÂMPADA AR70 LED 3000K - ÂNGULO 30°	15
LM05		CANHÃO DE LUZ DIMERIZÁVEL - RGB	2
LM06		BALIZADOR DE PAREDE RETANGULAR DE EMBUTIR, ACABAMENTO BRANCO, 2W - 3000K	8
LM07		LUMINÁRIA PLAFON QUADRADE DE EMBUTIR, ACABAMENTO BRANCO - 4000K	1
LM08		LUMINÁRIA DE EMBUTIR LCOM 4 LÂMPADAS, ÂNGULO 29° PAR20 - 3000K	5

OBS.: AS POTÊNCIAS, DESCRIÇÕES DETALHADAS DE CADA LUMINÁRIA E CIRCUITOS ENCONTRAM-SE NO PROJETO ELÉTRICO.

TABELA DE EQUIPAMENTOS ELÉTRICOS		
CÓDIGO	DESCRIÇÃO	QTD
EQ01	PONTO DE ESPERA PARA PROJETOR ELÉTRICO FULL HD OU 4K	1

NOTAS:
- O PRESENTE PROJETO TEM UNICAMENTE O OBJETIVO DE SANAR PATOLOGIAS PRESENTES NO PISO, NAS PAREDES E FORROS/ILUMINAÇÃO QUE COMPROMETEM O USO DOS ESPAÇOS, NÃO FAZEM PARTE DESTES ESCOPO ADEQUAÇÕES DE ACESSIBILIDADE, ENTRE OUTROS;
- TODAS AS MEDIDAS DEVEM SER CONFERIDAS EM OBRA, CASO SEJA NECESSÁRIO ALGUMA ALTERAÇÃO, ENTRAR EM CONTATO COM O PROJETISTA RESPONSÁVEL;
- OS NÍVEIS PRESENTES EM PLANTAS SÃO APROXIMADOS;
- MANter FORMA E POSIÇÃO ORIGINAL DOS FORROS E SANCAS, VERIFICAR MEDIDAS EM OBRA;
- A POSIÇÃO DE ITENS EXISTENTES COMO: MOBILIÁRIOS, CORRIMÃO, ESCADAS E PISOS TÁTEIS NÃO FORAM ALTERADOS;
- TODOS OS MOBILIÁRIOS PRESENTES NO PROJETO SÃO EXISTENTES;
- ALGUNS ELEMENTOS ESTRUTURAIS POSSUEM MEDIDAS REPRESENTATIVAS;
- O PROJETO DE SONORIZAÇÃO NÃO FAZ PARTE DO ESCOPO DESTES PROJETO, DEVENDO SER CONTRATADO À PARTE COM EMPRESA ESPECIALIZADA;
- O PROJETO PREVENTIVO CONTRA INCÊNDIO NÃO FAZ PARTE DO ESCOPO DESTES PROJETO, DEVENDO SER ADOTADO O PROJETO PREVENTIVO APROVADO PELO CBMSR REFERENTE À DA EDIFICAÇÃO COMPLETA.

OBRA		REFORMA - DNIT	
ENDEREÇO: R. DR. ÁLVARO MILEN DA SILVEIRA, 104 - CENTRO, FLORIANÓPOLIS - SC, 88020-180		PRINCHA	
CONTEÚDO: PLANTA DE FORRO E PONTOS DE ILUMINAÇÃO / CORTES		ARQ 04/05	
ESCALA: INDICADA	DATA: MAI/2026	ARQUIVO: REFORMA_DNIT	DISCIPLINA: ARQUITETURA