


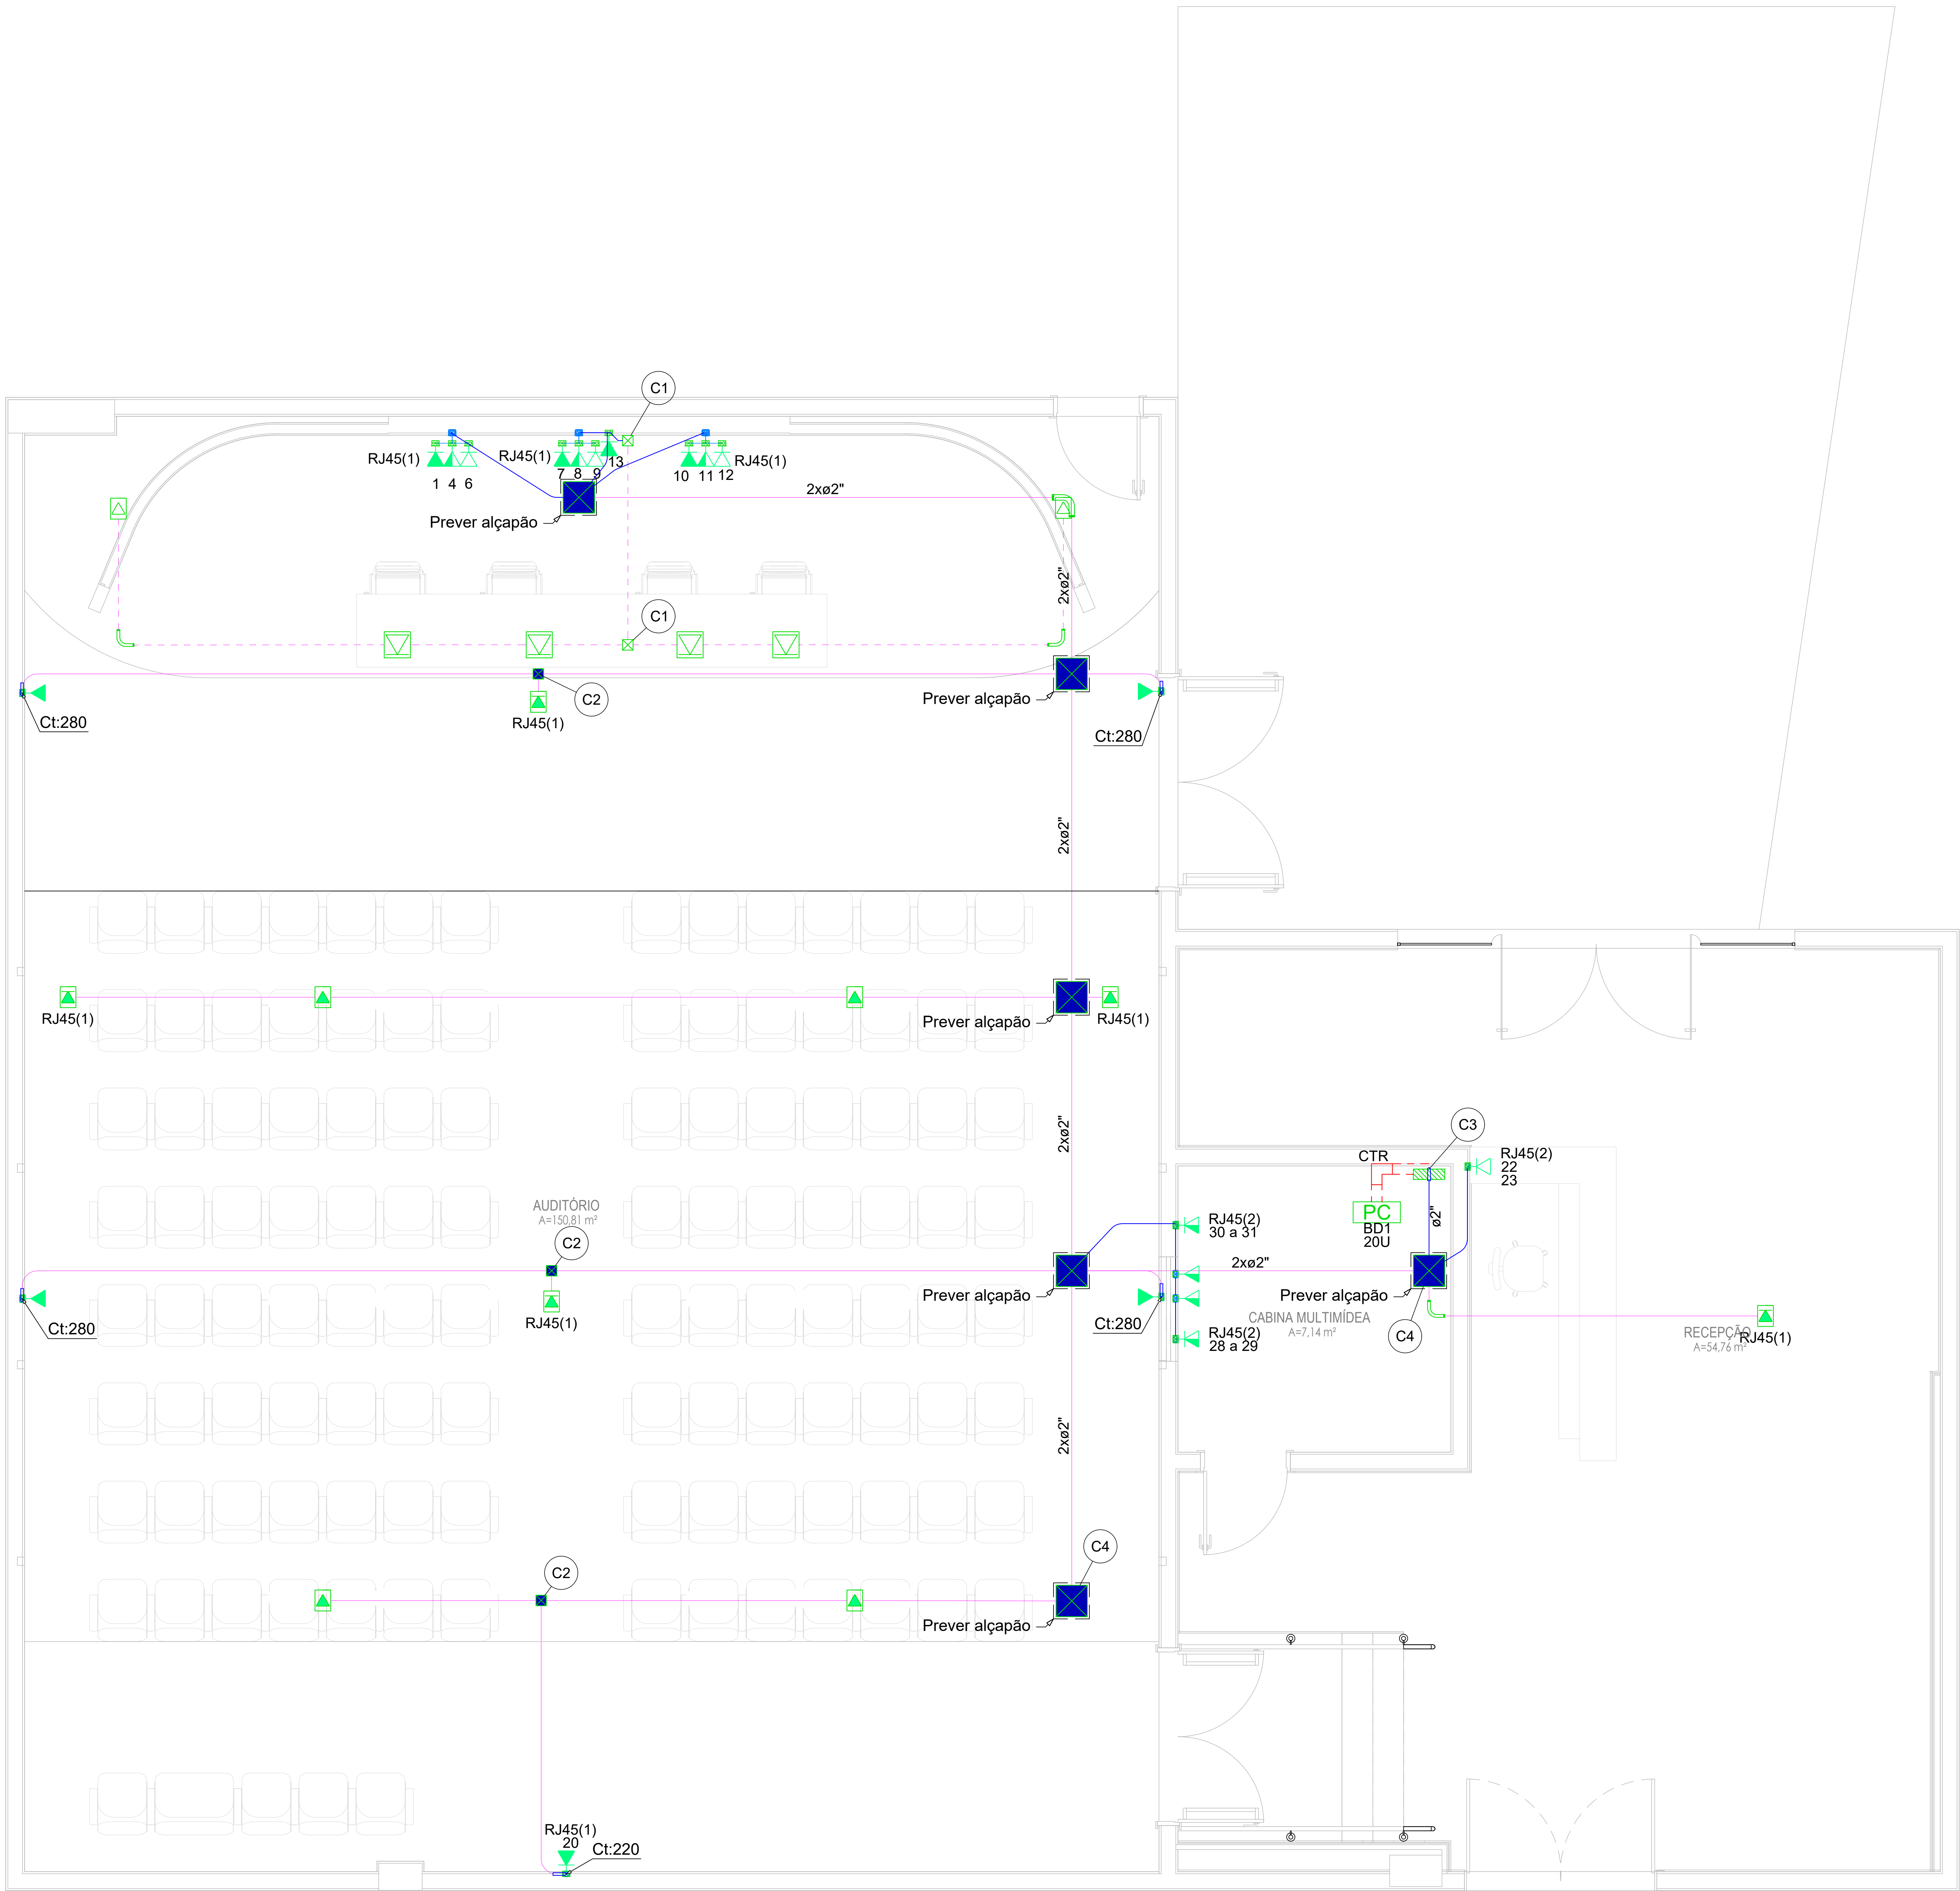

PLANTA BAIXA
ESCALA 1:25
(cotas em cm - bitolas em mm)

LEGENDA DE PEÇAS	
	Caixa de distribuição pt telefonia a 1,50 m do piso
	Caixa de passagem 100x100x60 no forro
	Caixa de passagem 100x100x60 no piso
	Caixa de passagem 300x300x120 no teto
	Coloreto reto 90°
	Curva 90°
	Rack padrinho
	Ponto de lógica a 0,40m do piso
	Ponto rede lógica no piso
	Ponto de lógica a 1,00m do piso
	Ponto de lógica a 2,20m do piso
	Tomada RJ45 a 1,00m do piso
	Tomada RJ45 a 0,40m do piso
	Tomada RJ45 no piso

LEGENDA DAS INDICAÇÕES	
RJ45(1)	Portas de cabeamento - RJ 45 - 1 módulo
RJ45(2)	Portas de cabeamento - RJ 45 - 2 módulos
CTR	Coloreto reto 90° - 100x50mm
C1	Gabinete 19" - porta acrílica cristal - 20U x 670mm

LEGENDA DE PEÇAS	
C1	Caixa de passagem - embutir
C2	Aço pintada (ref Luxbox) 100x100x60 mm
C3	Caixa de passagem - embutir
C4	Aço pintada (ref Luxbox) 100x100x60 mm
CTR	Quadro pt telefonia Nº 3 (A=40, L=40, P=12cm)
PC	Caixa distribuição geral pt telefonia Nº 3 (A=40, L=40, P=12cm)
BD1	Caixa de passagem - embutir
BD2	Aço pintada (ref Luxbox) 300x300x120 mm

LEGENDA DE CONDUTOS	
Cabeamento (Estrutural)	Piso
Cabeamento (PVC Flexível)	Direta
	Teto
	Alta
	Medio
	Piso
Cabeamento (PVC Rígido rosqueável)	Direta
	Teto
	Alta
	Medio
	Piso

NOMENCLATURA	
QUANTIDADE DE CABOS NO CAMINHO	TIPO DE CABO
QUANTIDADE DE CABOS NO CAMINHO	QUANTIDADE DE PARES, SE APLICÁVEL
QUANTIDADE DE CABOS NO CAMINHO	QUANTIDADE DE PARES, SE APLICÁVEL
- NOTAS
- PROJETO SOMENTE DE INFRAESTRUTURA DE CABEAMENTO, INFRA SECA;
 - OS ELETRÓDUTOS NÃO INDICADOS EM PLANTA, SERÃO DE BITOLA 61";
 - QUANTOS OS RACK'S E QUADROS DO SISTEMA DE CABEAMENTO ESTRUTURADO, OBRIGATORIAMENTE, DEVERÃO ESTAR INTERCONECTADOS COM O SISTEMA DE ATERRAMENTO DA EDIFICAÇÃO, POR MEIO DE UM CABO DE COBRE ISOLADO NA COR VERDE DE SEÇÃO MÍNIMA 16,0mm²;
 - TODA A INSTALAÇÃO DEVERÁ ATENDER AS NORMAS DA ABNT E A NORMA DO MINISTÉRIO DO TRABALHO NR-10;
 - PARA COMPLEMENTO DO PROJETO, VER MEMORIAL DESCRITIVO.

OBSERVAÇÕES:
- O PRESENTE PROJETO TEM UNICAMENTE O OBJETIVO DE SANAR PATOLOGIAS PRESENTES NO PISO, NAS PAREDES E FORRO ILUMINAÇÃO QUE COMPROMETEREM O USO DAS EMBRANÇAS, NÃO FAZENDO PARTE DESTES ESCOPO INDICAÇÕES DE ACESSIBILIDADE, ENTRE OUTROS.
- TODAS AS MEDIDAS DEVEM SER CONFERIDAS EM OBRA, CASO SEJA NECESSÁRIO ALGUMA ALTERAÇÃO, ENTRAR EM CONTATO COM O PROJETISTA RESPONSÁVEL.

FORMA	
REFORMA - DNIT	
PROFESSOR	
R. DR. ALVARO MILEN DA SILVEIRA, 104 - CENTRO, FLORIANÓPOLIS - SC, 88020-180	
PROFESSOR	
PLANTA BAIXA	
PROFESSOR	
CAB 01/01	
ESCALA	INDICADA
DATA	MAI/2026
PROJETO	REFORMA - DNIT
DISCIPLINA	CABEAMENTO