
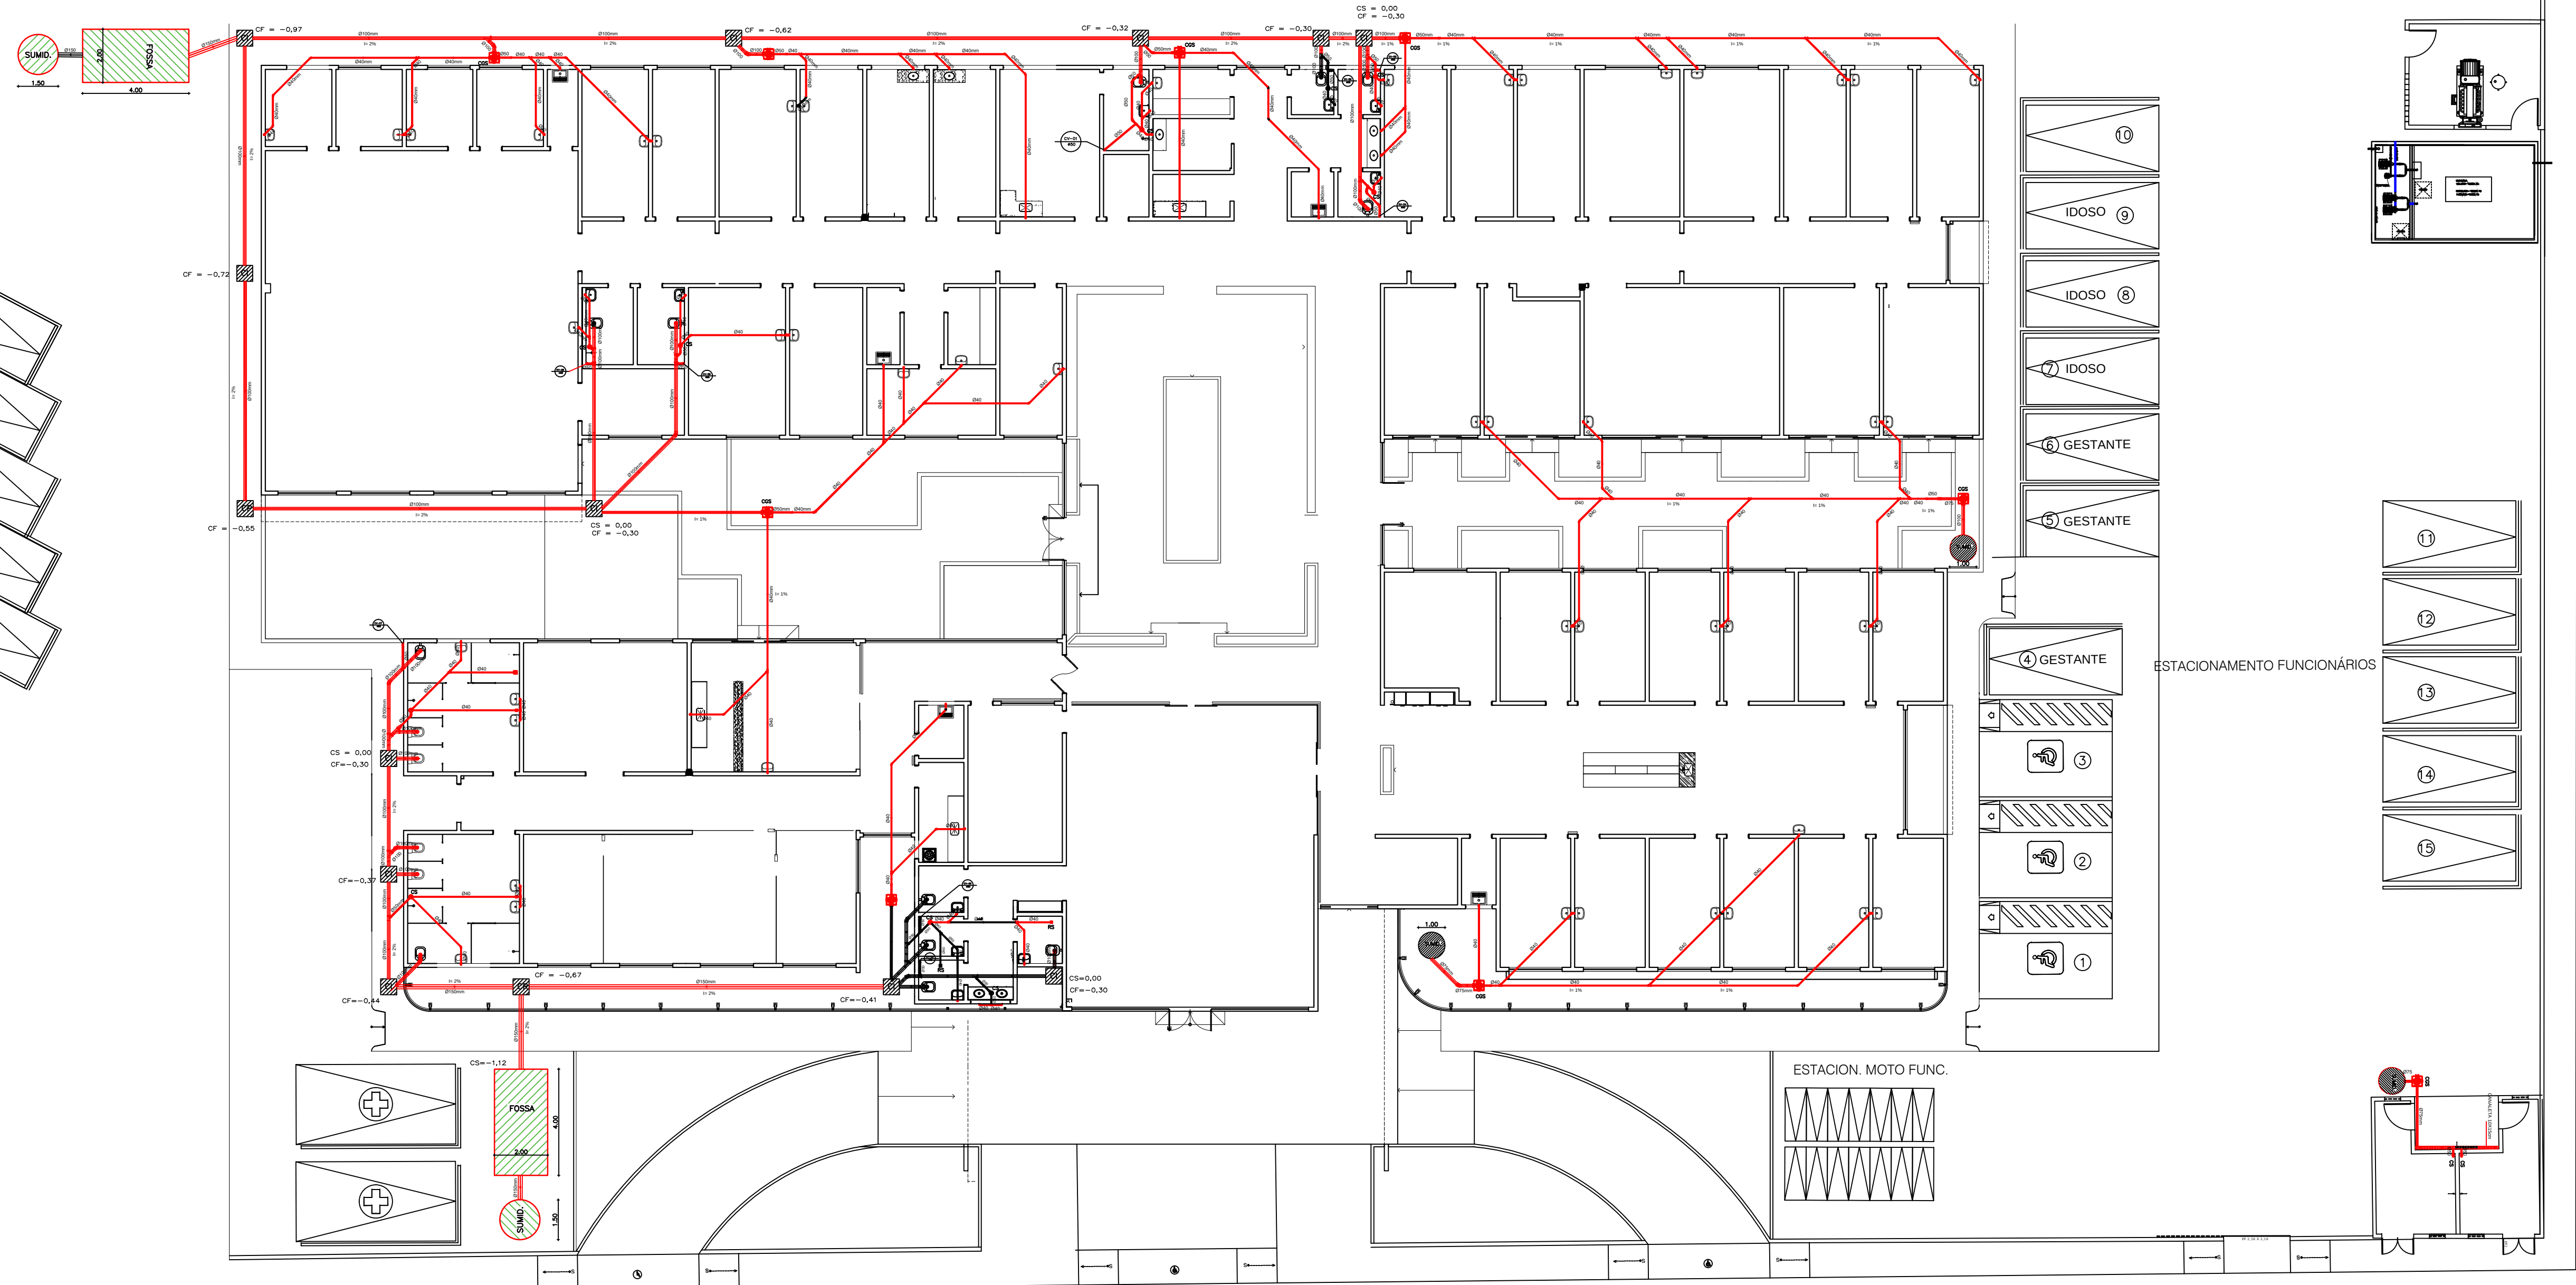


PROFUND. ÁREA	
1	0.30
2	0.30
3	0.30
4	0.40
5	0.40
6	0.40
100	0.40

PROFUNDIDADE: 0.10

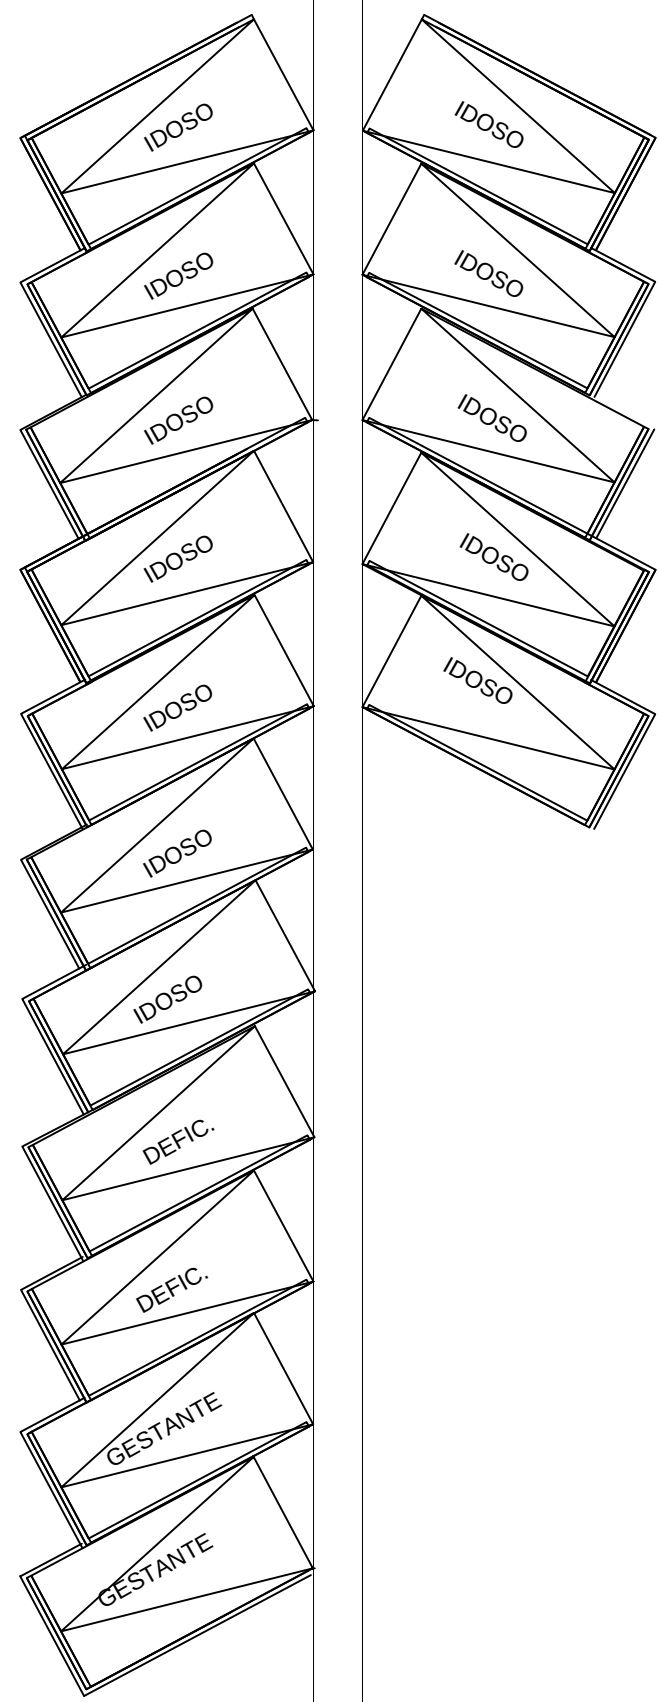

Quantidade	Descrição	Unidade	Valor
1	1.000,00	m³	1.000,00
2	2.000,00	m³	2.000,00
3	3.000,00	m³	3.000,00
100	100.000,00	m³	100.000,00

Simbologia	Descrição
	TUBULAÇÃO PRIMÁRIA EM PVC - SOLDAVEL
	TUBULAÇÃO SECUNDÁRIA EM PVC - SOLDAVEL
	COLUNA DE VENTILAÇÃO-50mm
	CAIXA DE INSPEÇÃO 100mm Ø x 100mm
	CAIXA DE INSPEÇÃO 150mm Ø x 150mm
	CAIXA DE INSPEÇÃO 200mm Ø x 200mm
	CAIXA DE INSPEÇÃO 250mm Ø x 250mm
	CAIXA DE INSPEÇÃO 300mm Ø x 300mm
	CAIXA DE INSPEÇÃO 350mm Ø x 350mm
	CAIXA DE INSPEÇÃO 400mm Ø x 400mm
	CAIXA DE INSPEÇÃO 450mm Ø x 450mm
	CAIXA DE INSPEÇÃO 500mm Ø x 500mm
	CAIXA DE INSPEÇÃO 550mm Ø x 550mm
	CAIXA DE INSPEÇÃO 600mm Ø x 600mm
	CAIXA DE INSPEÇÃO 650mm Ø x 650mm
	CAIXA DE INSPEÇÃO 700mm Ø x 700mm
	CAIXA DE INSPEÇÃO 750mm Ø x 750mm
	CAIXA DE INSPEÇÃO 800mm Ø x 800mm
	CAIXA DE INSPEÇÃO 850mm Ø x 850mm
	CAIXA DE INSPEÇÃO 900mm Ø x 900mm
	CAIXA DE INSPEÇÃO 950mm Ø x 950mm
	CAIXA DE INSPEÇÃO 1000mm Ø x 1000mm



ASSINATURAS:
 PROJETISTA:
 AUTOR DO PROJETO:
 ENQ. RESPONSÁVEL:

CLIENTE: CENTRO DE ESPECIALIDADE E REABILITAÇÃO - CER IV
 BARRA DO CORDA - MA

PROJETO: **SANITÁRIO**

CLIENTE: PREFEITURA DE BARRA DO CORDA - MA
 ENDEREÇO: RUA VENEZA LUTUANO VIANA, 100 - BARRA DO CORDA - MA

INSTALAÇÃO SANITÁRIA
 PLANTA BAIXA DE IMPLANTAÇÃO DA REDE

DATA: 01/02/2023
 ESCALA: 1:100
 AUT:
 PROJ: