



1 MAPA DA CIDADE
s/esc





2 SITUAÇÃO
s/esc



QUADRO DE ÁREAS	
ÁREA DO TERRENO:	2.849,72 m²
ÁREA COBERTURA:	1.399,26 m²
ÁREA CONSTRUÍDA:	849,87 m²
ÁREA PERMEÁVEL:	1.586,05 m²

TABELA DE COORDENADAS		
PONTO	LATITUDE	LONGITUDE
P1	5°7'16.482"S	60°22'49.26"W
P2	5°7'15.336"S	60°22'49.955"W
P3	5°7'14.493"S	60°22'48.605"W
P4	5°7'15.843"S	60°22'47.950"W

RESP. TÉCNICO: 		AUTOR: 	BRASÃO: 	
ANO: 2023	RRR: ---	TIPO: ARQ	PRANCHAS Nº: 01/10	MODIFICAÇÕES
CONVENIENTE: PREFEITURA MUNICIPAL DE NOVO ARIPUANÃ/AM		LOCAL: MUNICÍPIO DE NOVO ARIPUANÃ/AM		A
OBJETO: CONTRATAÇÃO DE EMPRESA ESPECIALIZADA EM OBRAS E SERVIÇOS DE ENGENHARIA PARA EXECUTAR AMPLIAÇÃO E ADEQUAÇÕES NA QUADRA POLIESPORTIVA DO MUNICÍPIO DE NOVO ARIPUANÃ/AM		CONTEÚDO: SITUAÇÃO		B
RESPONSÁVEL TÉCNICO: ENG. JOÃO LÚCIO GALVÃO GONÇALVES / 6795-D/AM-RR		ÁREA TOTAL: 926,19 M2		C
PREFEITO MUNICIPAL: JOCIONE DOS SANTOS SOUZA		ESCALA: INDICADA		D
DESENHO: ARQ. IZABELLA GOUVEA CARDOSO / A287659-0				E
				F
				G
				H
				I

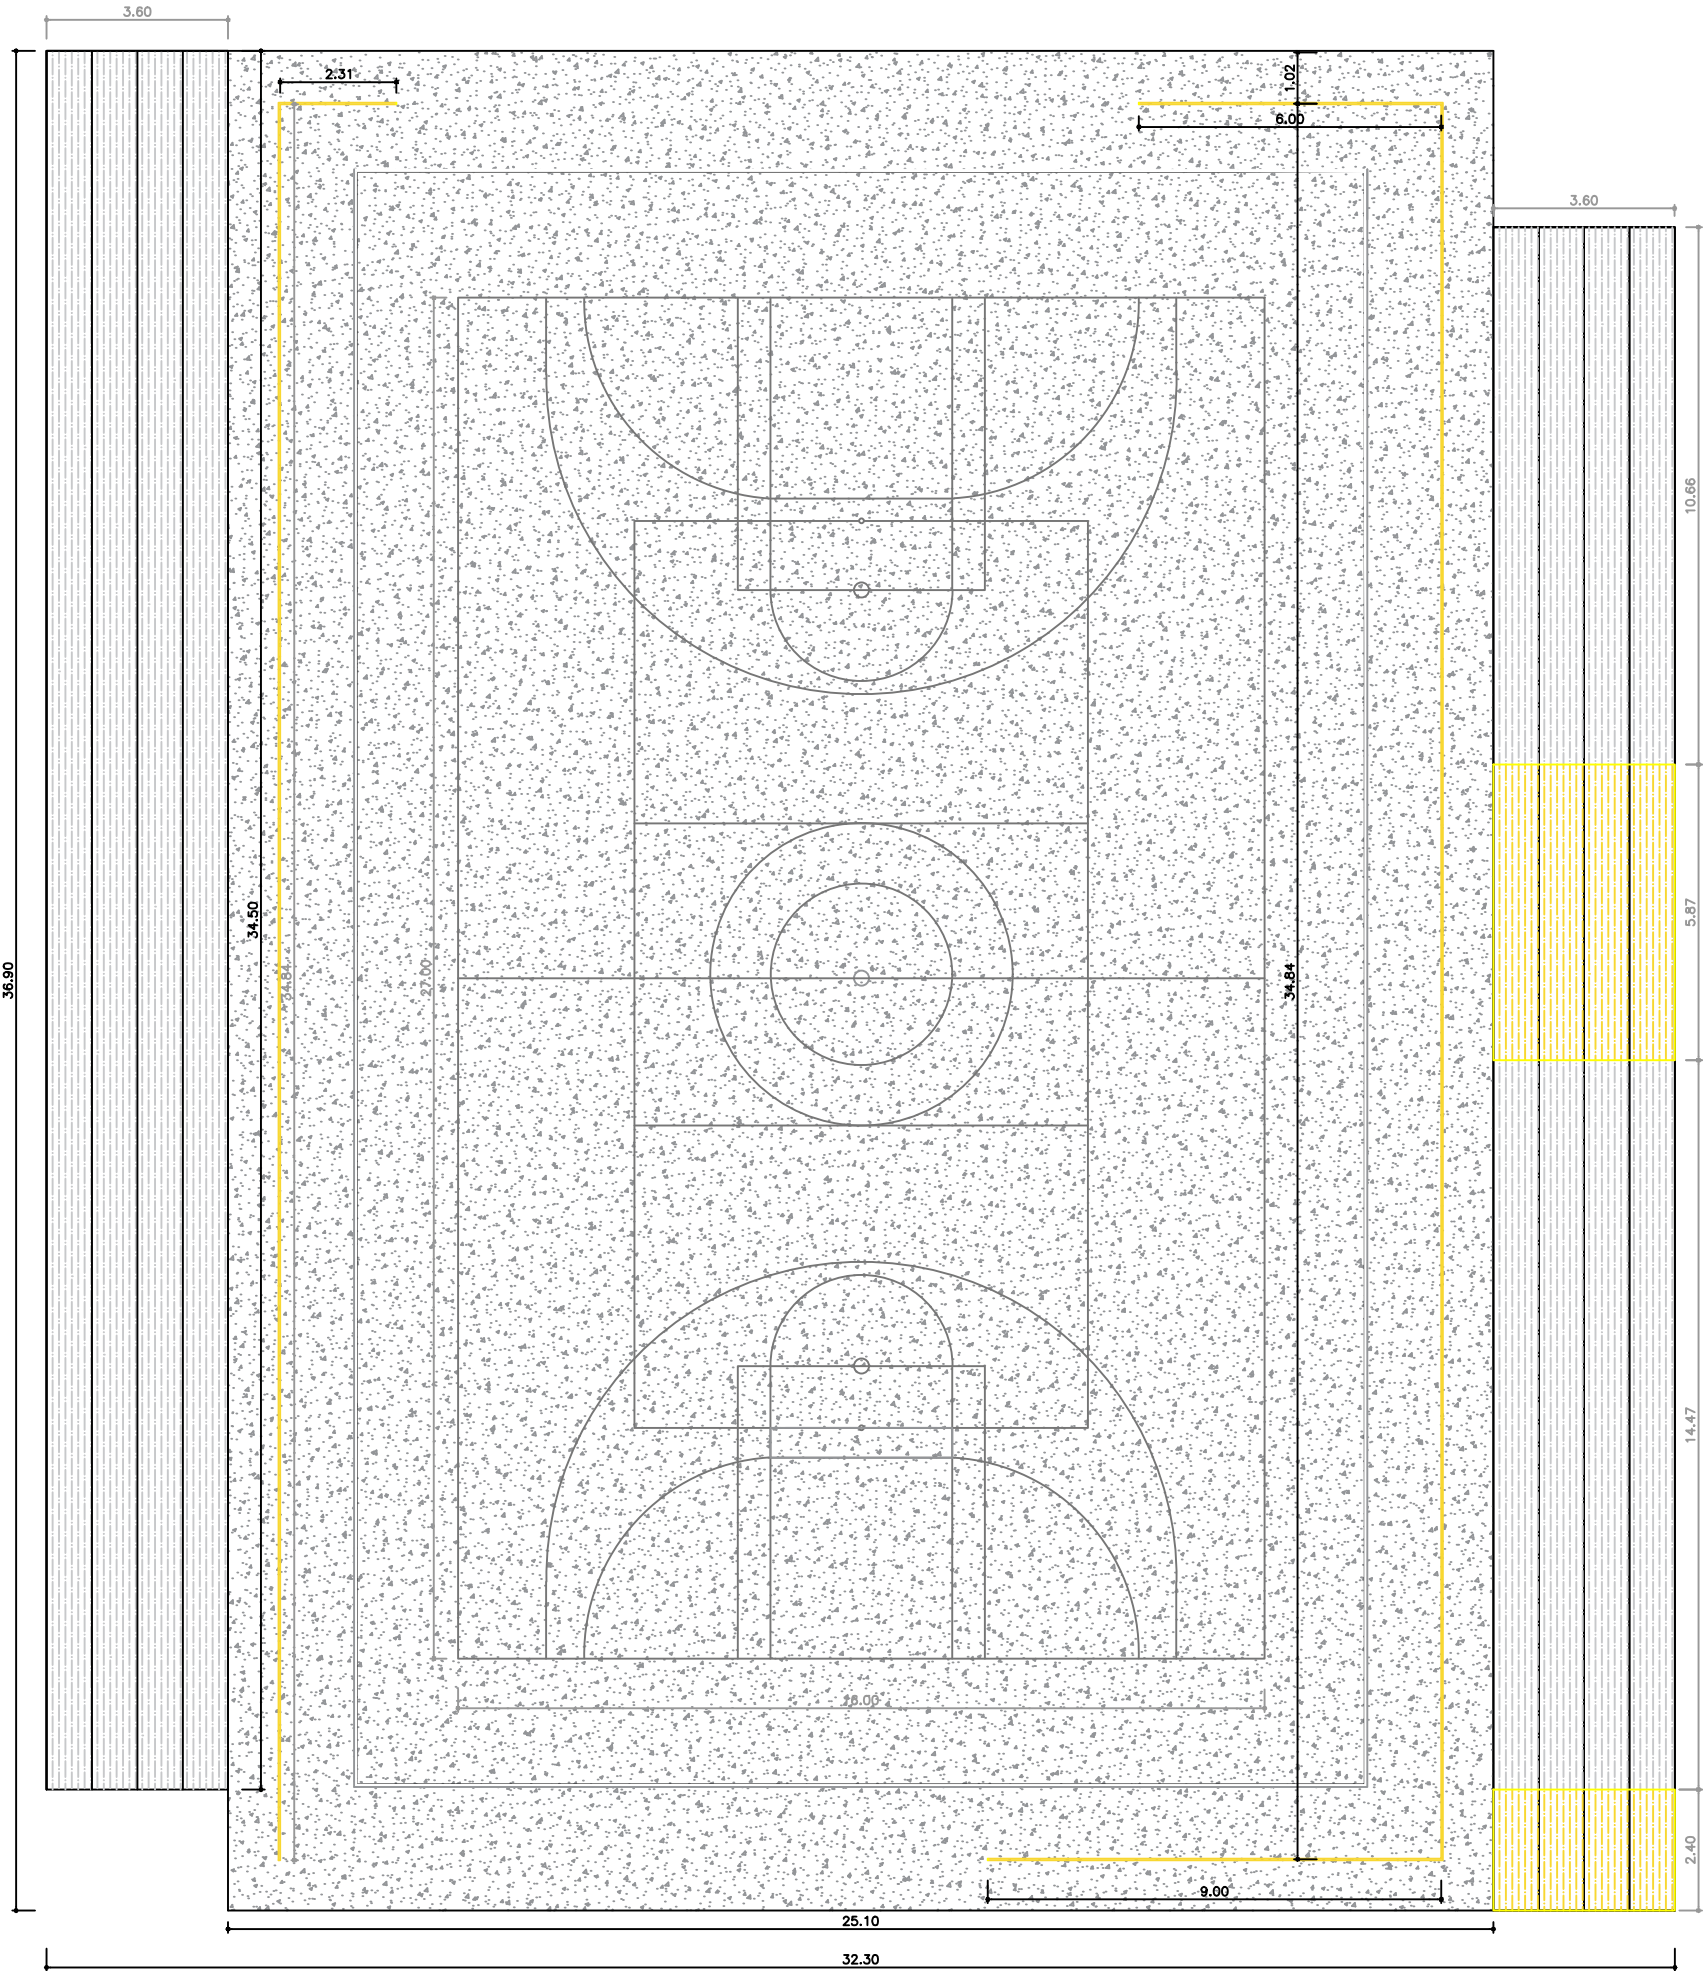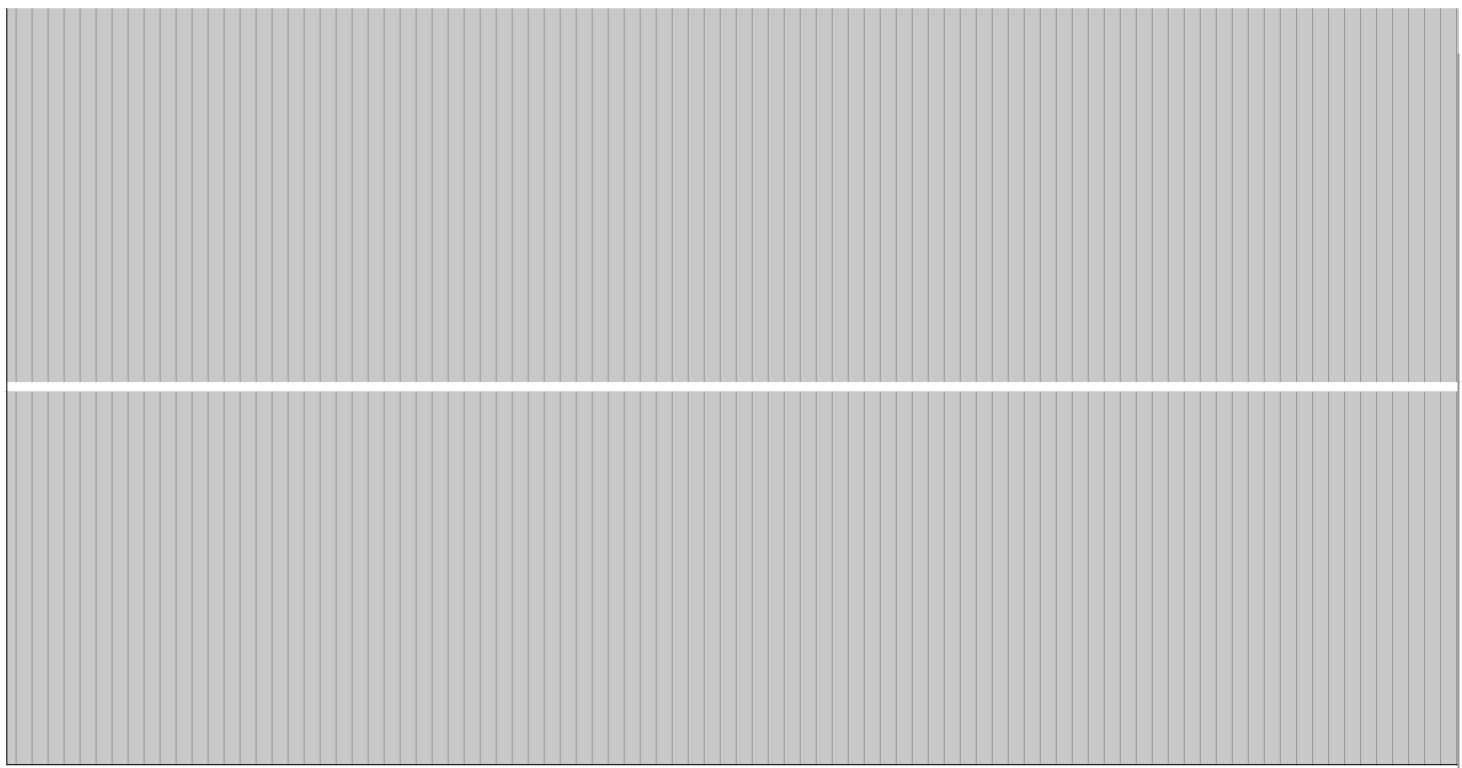

1 PLANTA DE DEMOLIR
Esc.: 1:150

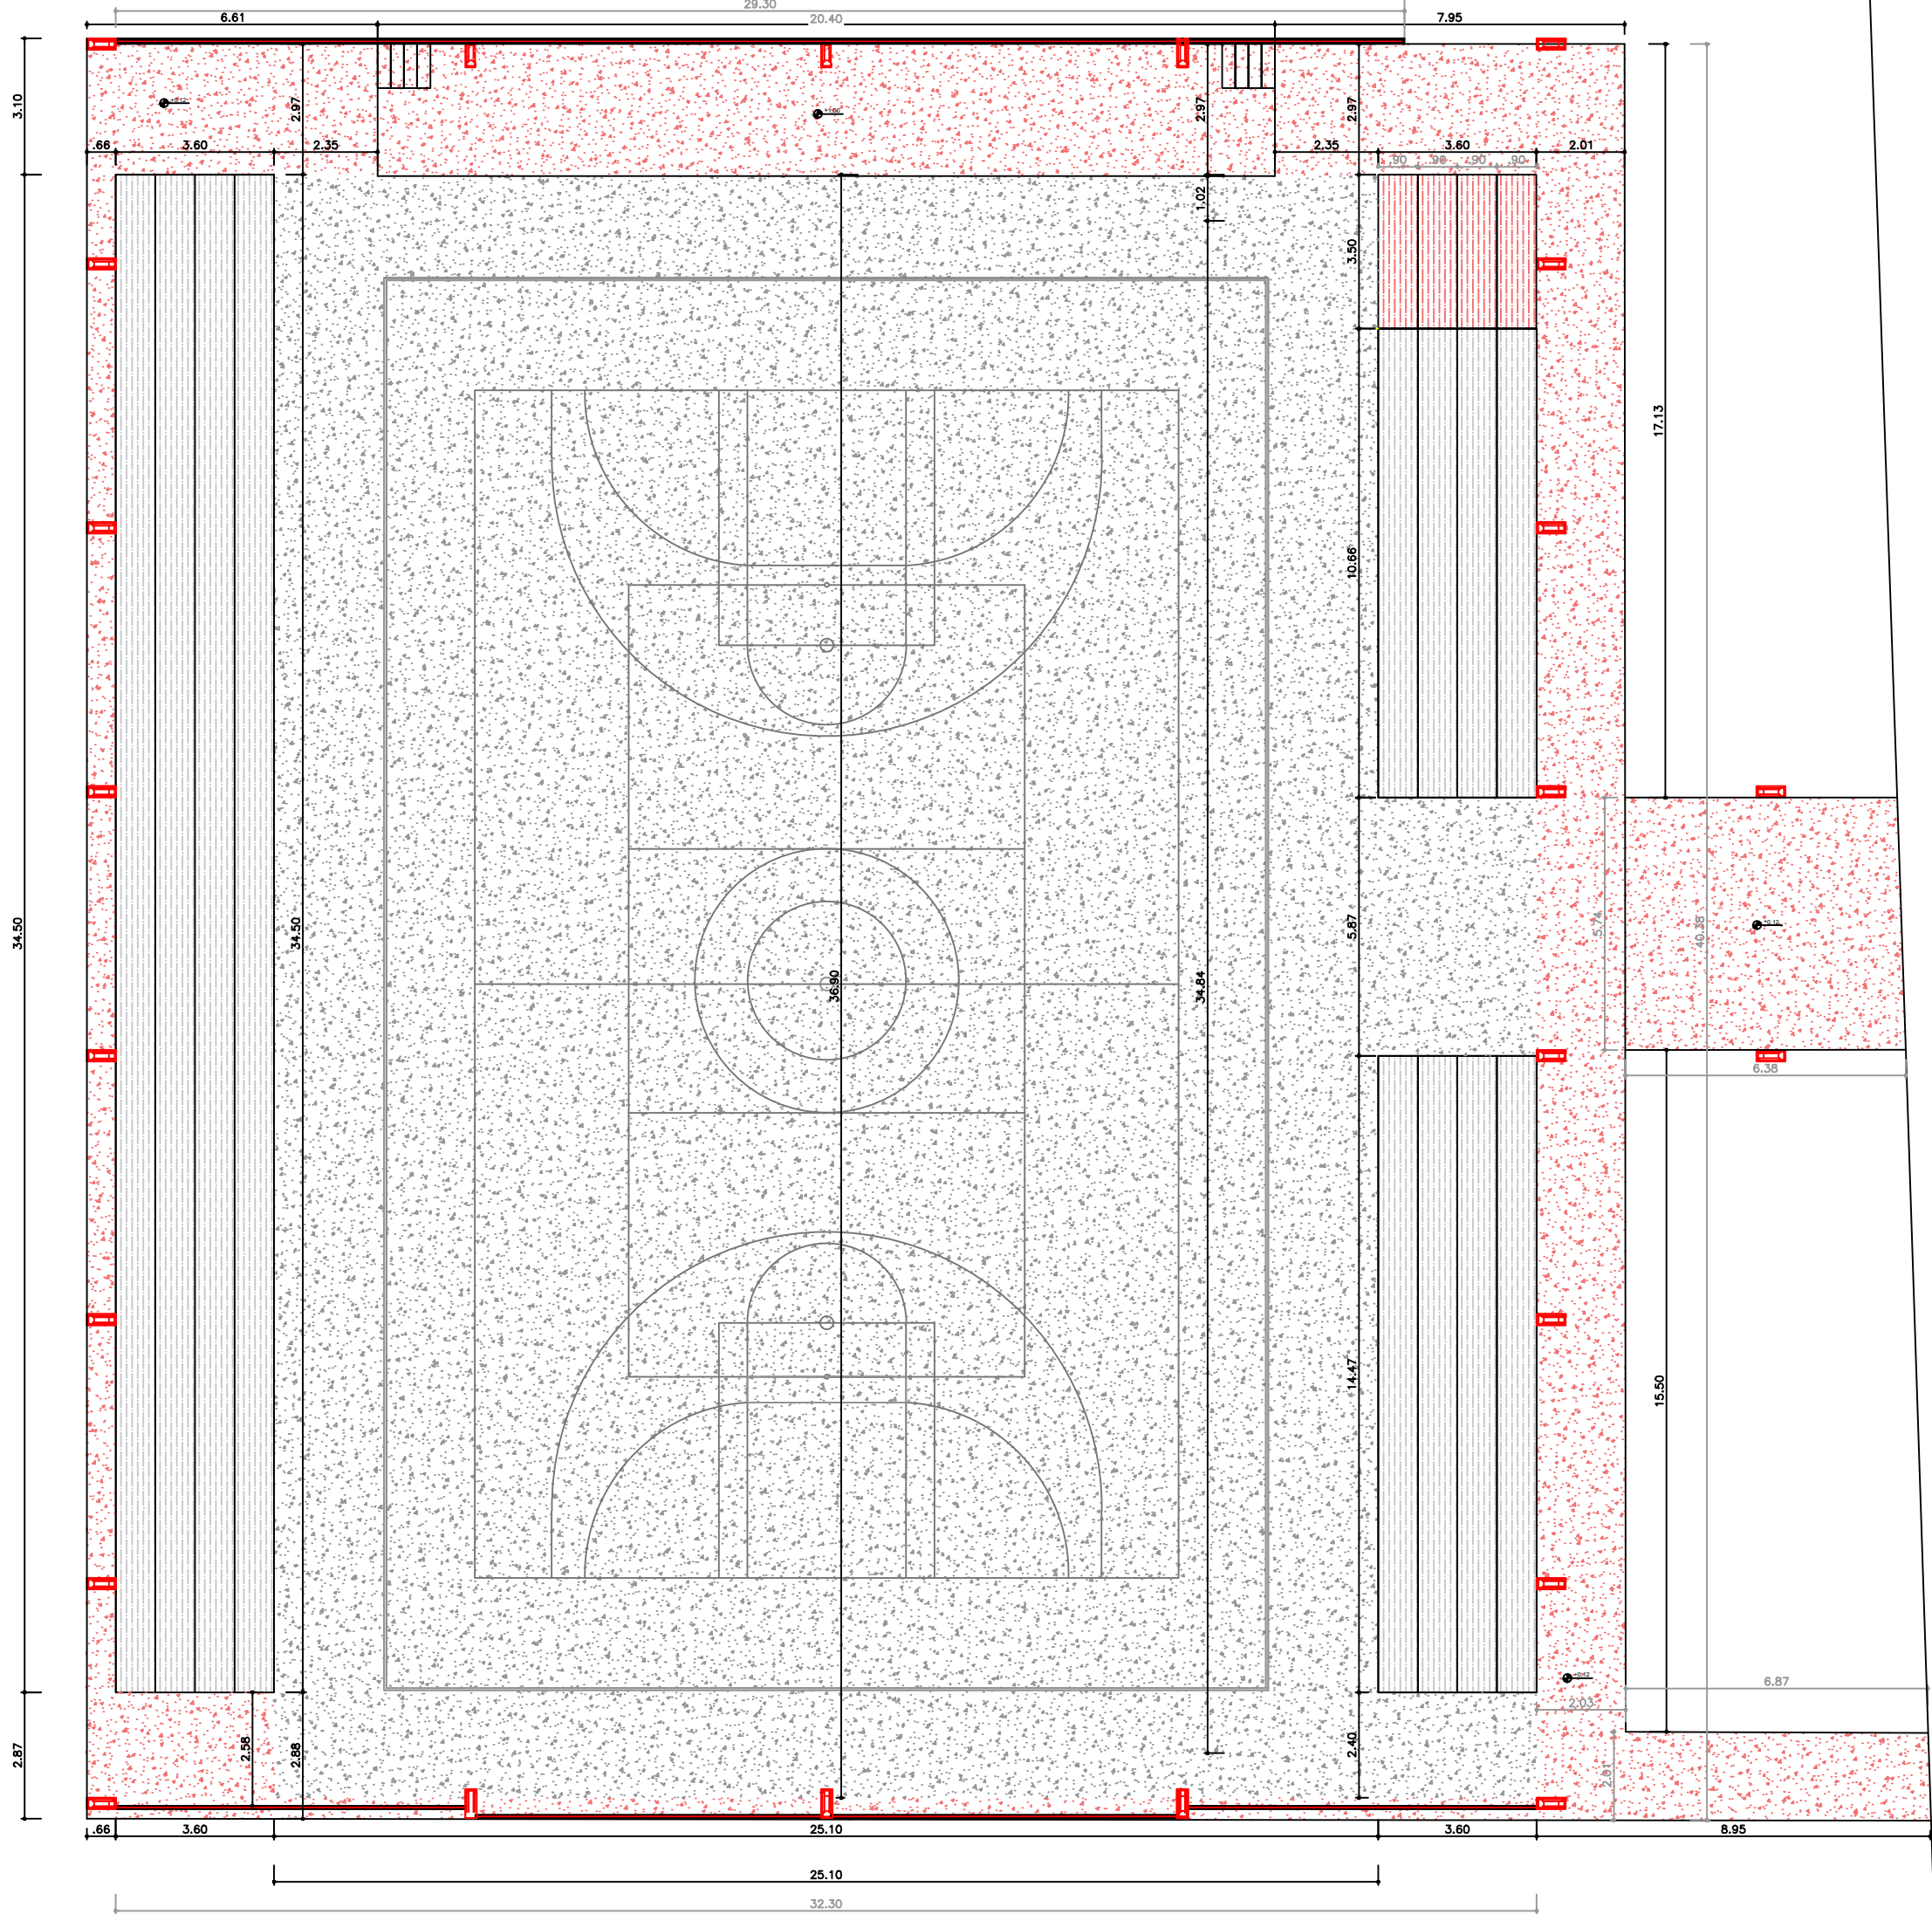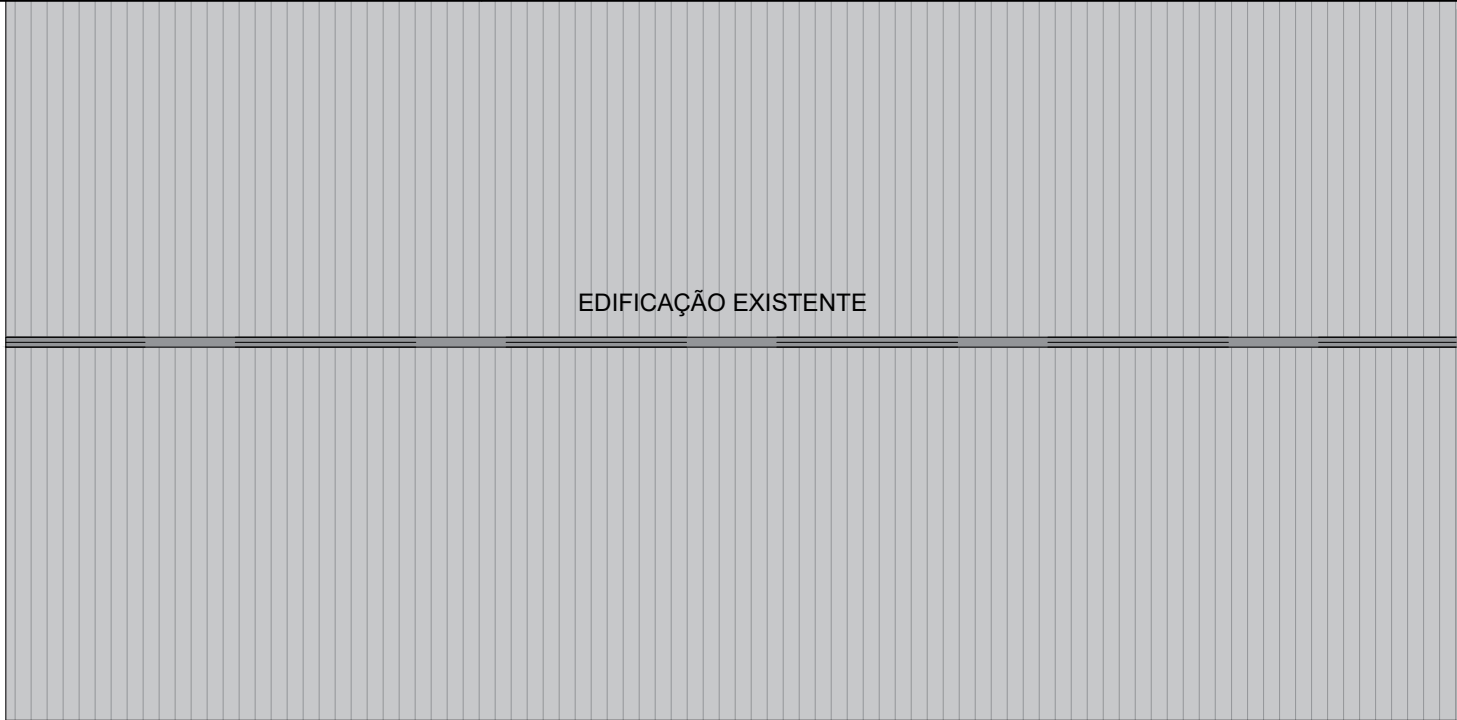


1 PLANTA DE CONSTRUIR
Esc.: 1:150

PINTURA DA ARQUIBANCADA E ALAMBRADO		
	ARQUIBANCADA - DEMOLIR	29,77M²
	ARQUIBANCADA - CONSTRUIR	12,58M²
	ARQUIBANCADA - EXISTENTE	214,66M²
	PISO - CONSTRUIR	313,04M²
	PISO - EXISTENTE (LIXAMENTO E LIMPEZA)	926,19M²
	ALAMBRADO À SER RETIRADO	86,99M²
	LOCAÇÃO DA OBRA	56,10M²

CONSTRUIR

RESP. TÉCNICO: 		AUTOR: 	BRASÃO: 	
ANO: 2023	RRT: ---	TIPO: ARQ	PRANCHAS Nº: 02/10	MODIFICAÇÕES
CONVENIENTE: PREFEITURA MUNICIPAL DE NOVO ARIPUANÃ/AM		LOCAL: MUNICÍPIO DE NOVO ARIPUANÃ/AM		A
OBJETO: CONTRATAÇÃO DE EMPRESA ESPECIALIZADA EM OBRAS E SERVIÇOS DE ENGENHARIA PARA EXECUTAR AMPLIAÇÃO E ADEQUAÇÕES NA QUADRA POLIESPORTIVA DO MUNICÍPIO DE NOVO ARIPUANÃ/AM		CONTEÚDO: PLANTA DE DEMOLIR / CONSTRUIR		B
RESPONSÁVEL TÉCNICO: ENG. JOÃO LÚCIO GALVÃO GONÇALVES / 6795-D/AM-RR		ÁREA TOTAL: 926,19 M2		C
DESENHO: ARQ. IZABELLA GOUVEIA CARDOSO / A287659-0		ESCALA: INDICADA		D
				E
				F
				G
				H
				I

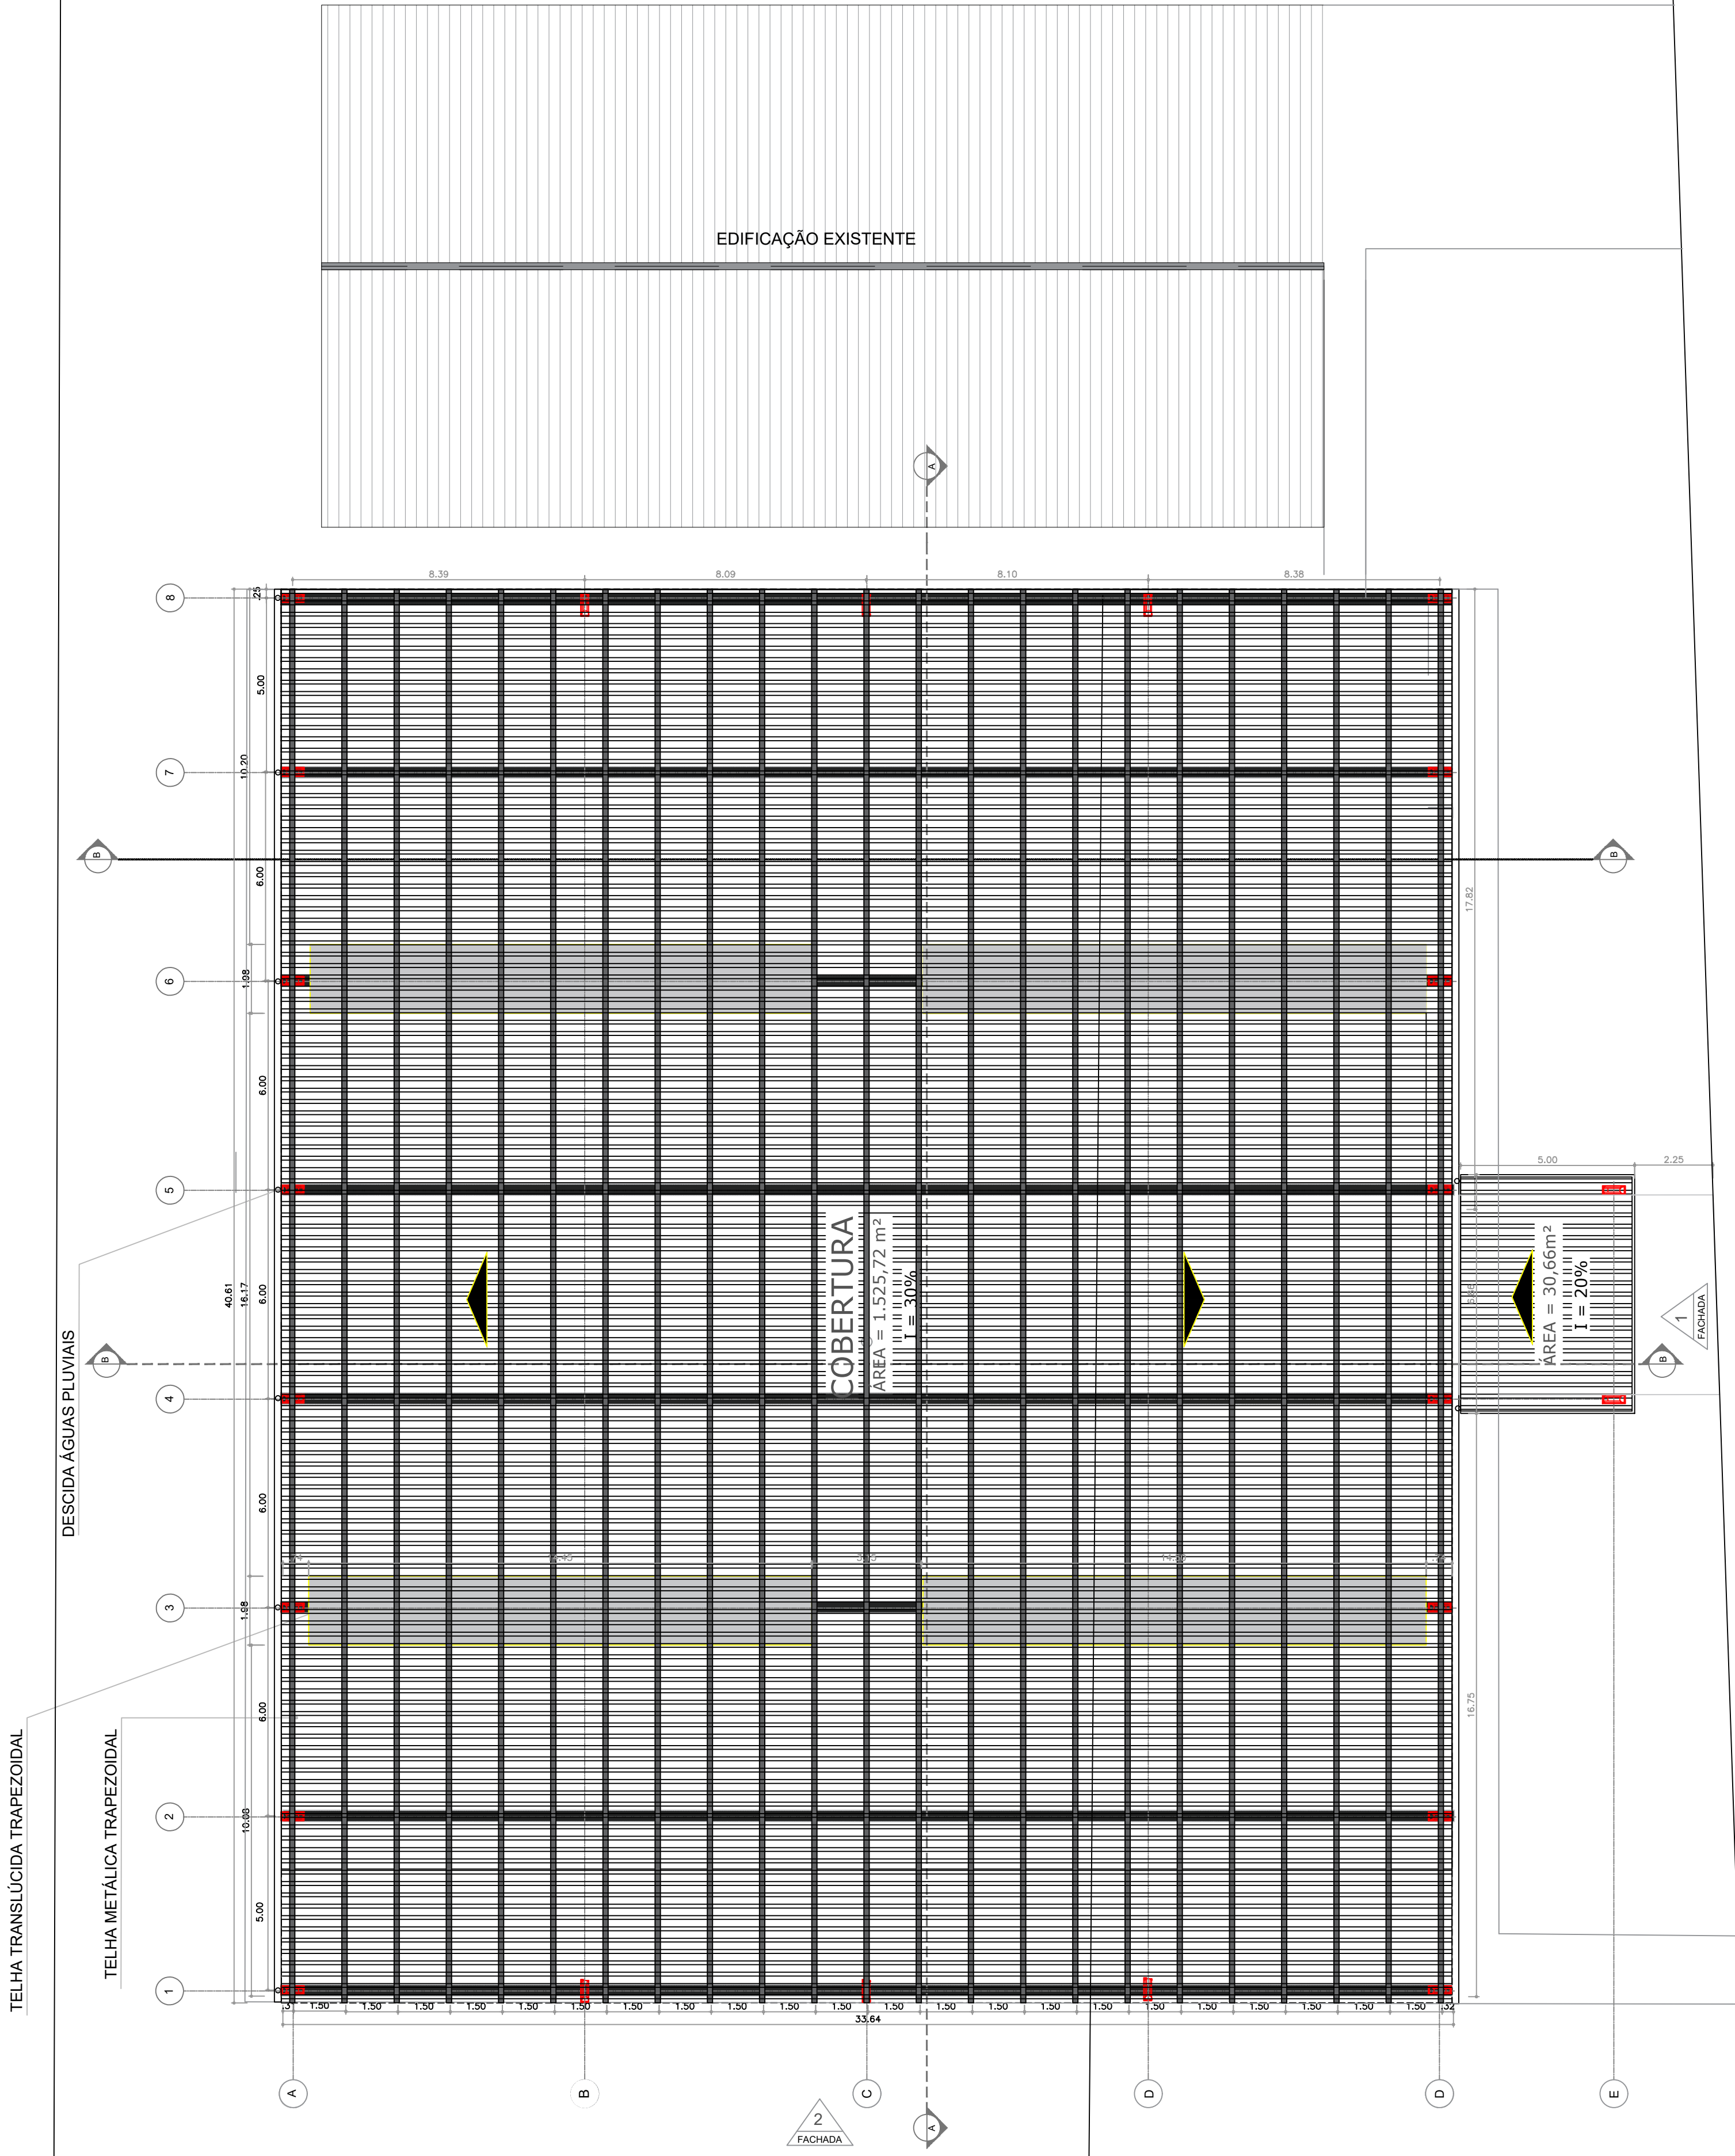

1 PLANTA DE COBERTURA
Esc.: 1:125




QUADRO DE ÁREAS	
ÁREA DO TERRENO:	2.849,72 m²
ÁREA COBERTURA:	1.399,26 m²
ÁREA CONSTRUÍDA:	849,87 m²
ÁREA PERMEÁVEL:	1.586,05 m²

RESP. TÉCNICO: 		AUTOR: 	BRASÃO:  PREFEITURA DE NOVO ARIPUANÃ FAZENDO MAIS POR VOCÊ	
ANO: 2023	RRT: ---	TIPO: ARQ	PRANCHAS: 04/10	MODIFICAÇÕES
CONVENIENTE: PREFEITURA MUNICIPAL DE NOVO ARIPUANÃ/AM		LOCAL: MUNICÍPIO DE NOVO ARIPUANÃ/AM		A
				B
OBJETO: CONTRATAÇÃO DE EMPRESA ESPECIALIZADA EM OBRAS E SERVIÇOS DE ENGENHARIA PARA EXECUTAR AMPLIAÇÃO E ADEQUAÇÕES NA QUADRA POLIESPORTIVA DO MUNICÍPIO DE NOVO ARIPUANÃ/AM		C		D
				E
				F
CONTEÚDO: PLANTA DE COBERTURA		G		
RESPONSÁVEL TÉCNICO: ENG. JOÃO LÚCIO GALVÃO GONÇALVES / 6795-D/AM-RR		H		
PREFEITO MUNICIPAL: JOCIONE DOS SANTOS SOUZA		ÁREA TOTAL: 926,19 M2		
DESENHO: ARQ. IZABELLA GOUVEA CARDOSO / A287659-0		ESCALA: INDICADA		I


Aço dobrado	A-36 250Mpa	Perfis a frio	U127X50X3.00	977,127	5,130
Aço dobrado	A-36 250Mpa	Perfis a frio	U150X50X4.75	923,115	8,640
Chapa	A-36 250Mpa	Chapa	300x700x12,5	20 und	99,000
					415,800

Aço dobrado	Perfis a frio	U150X50X4.75	0,478	923,115	441,25
	Perfis a frio	U127X50X3.00	0,44	977,127	429,94
	Subtotal				871,18
Chapa	Chapa	300x700x12,5	0,42	20,000	8,40
	Subtotal				8,40
	Total				879,58


TRAMA: Perfil U Enrijecido 150x60x20x3.00

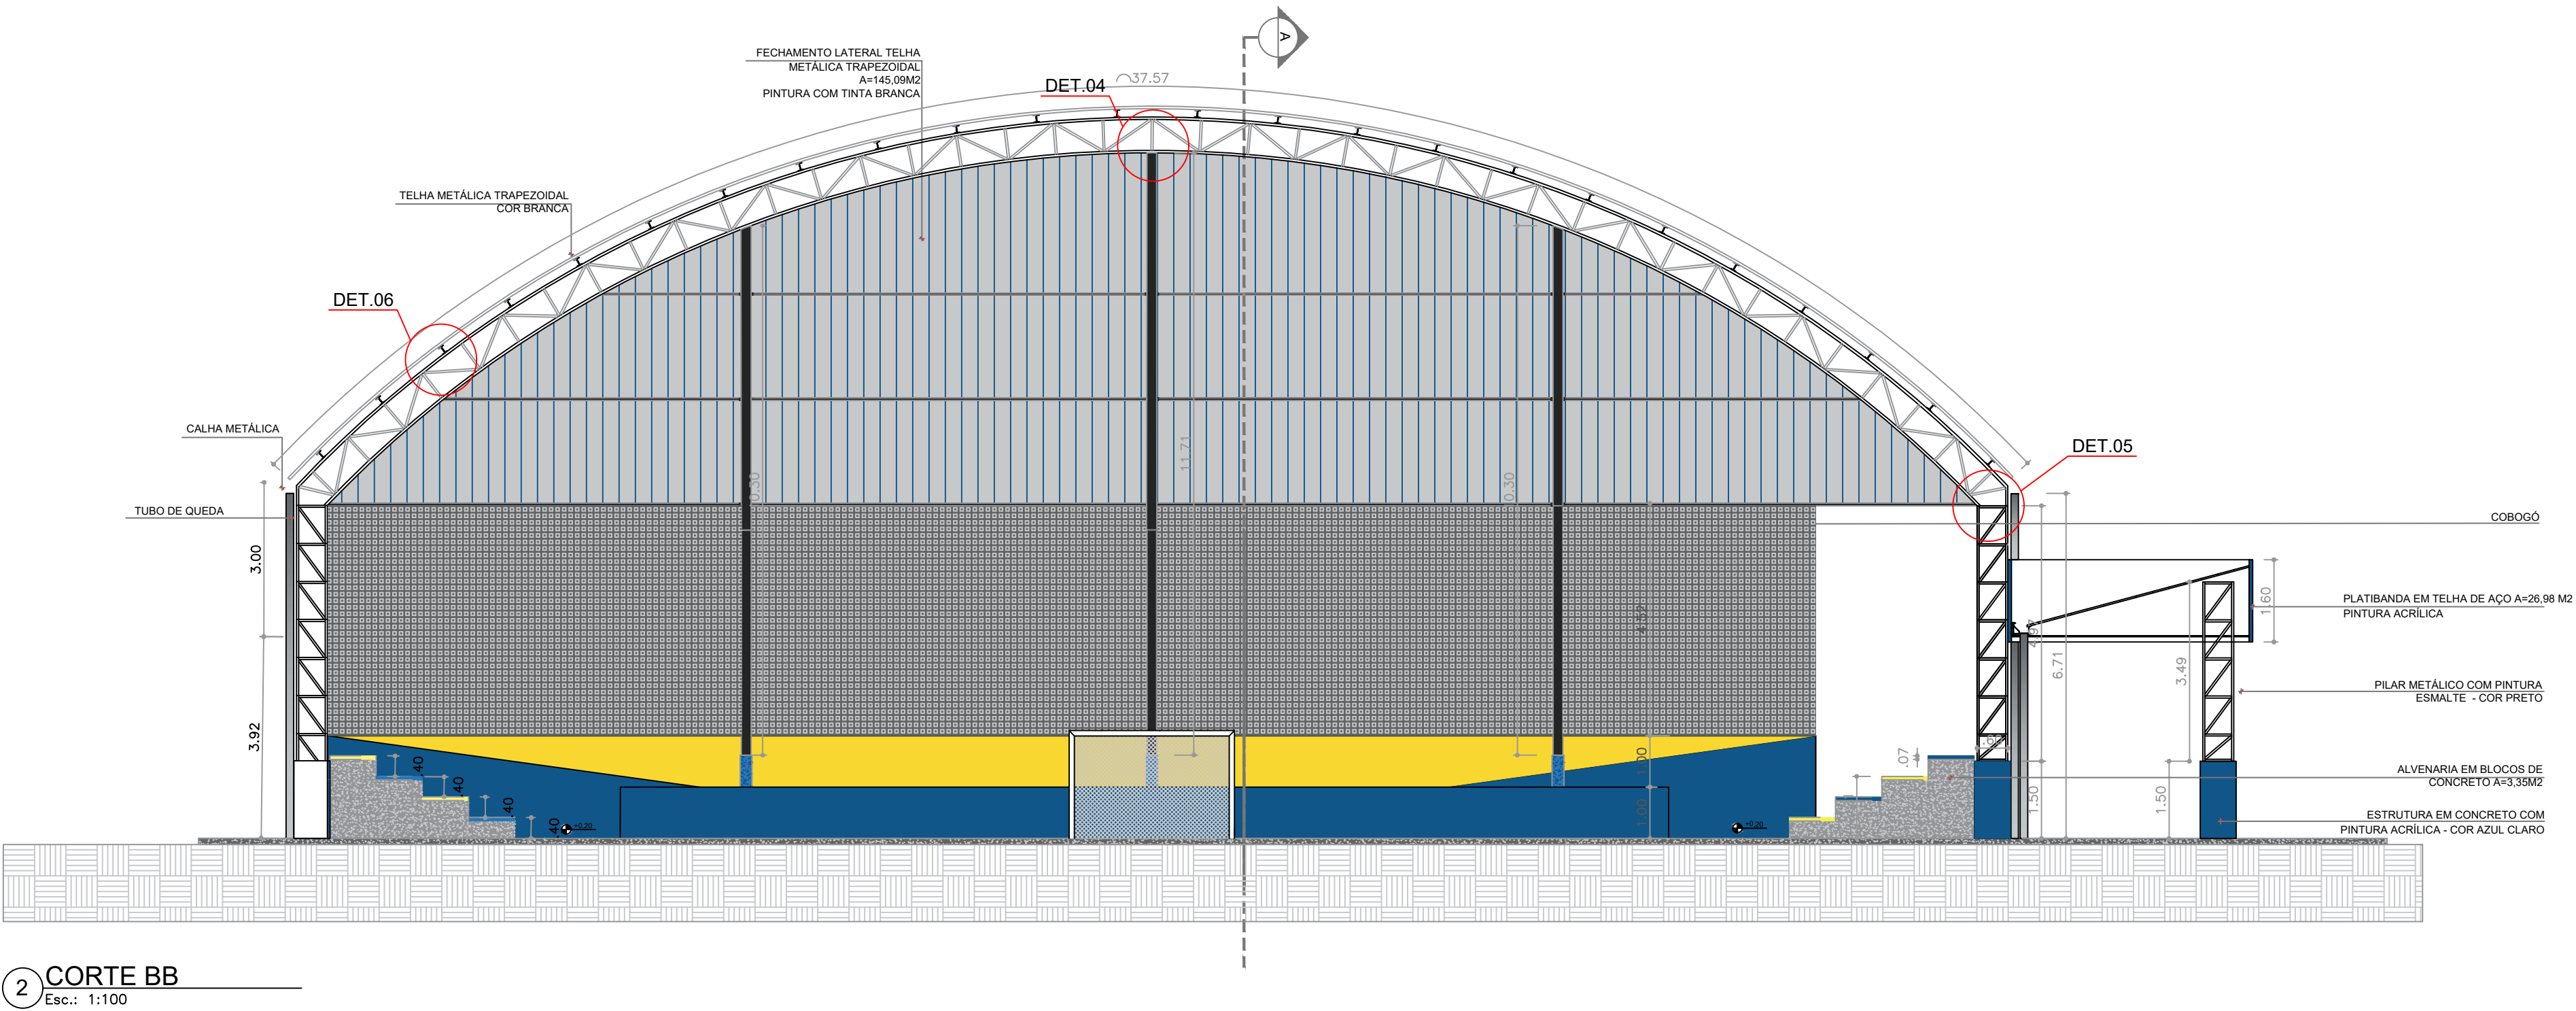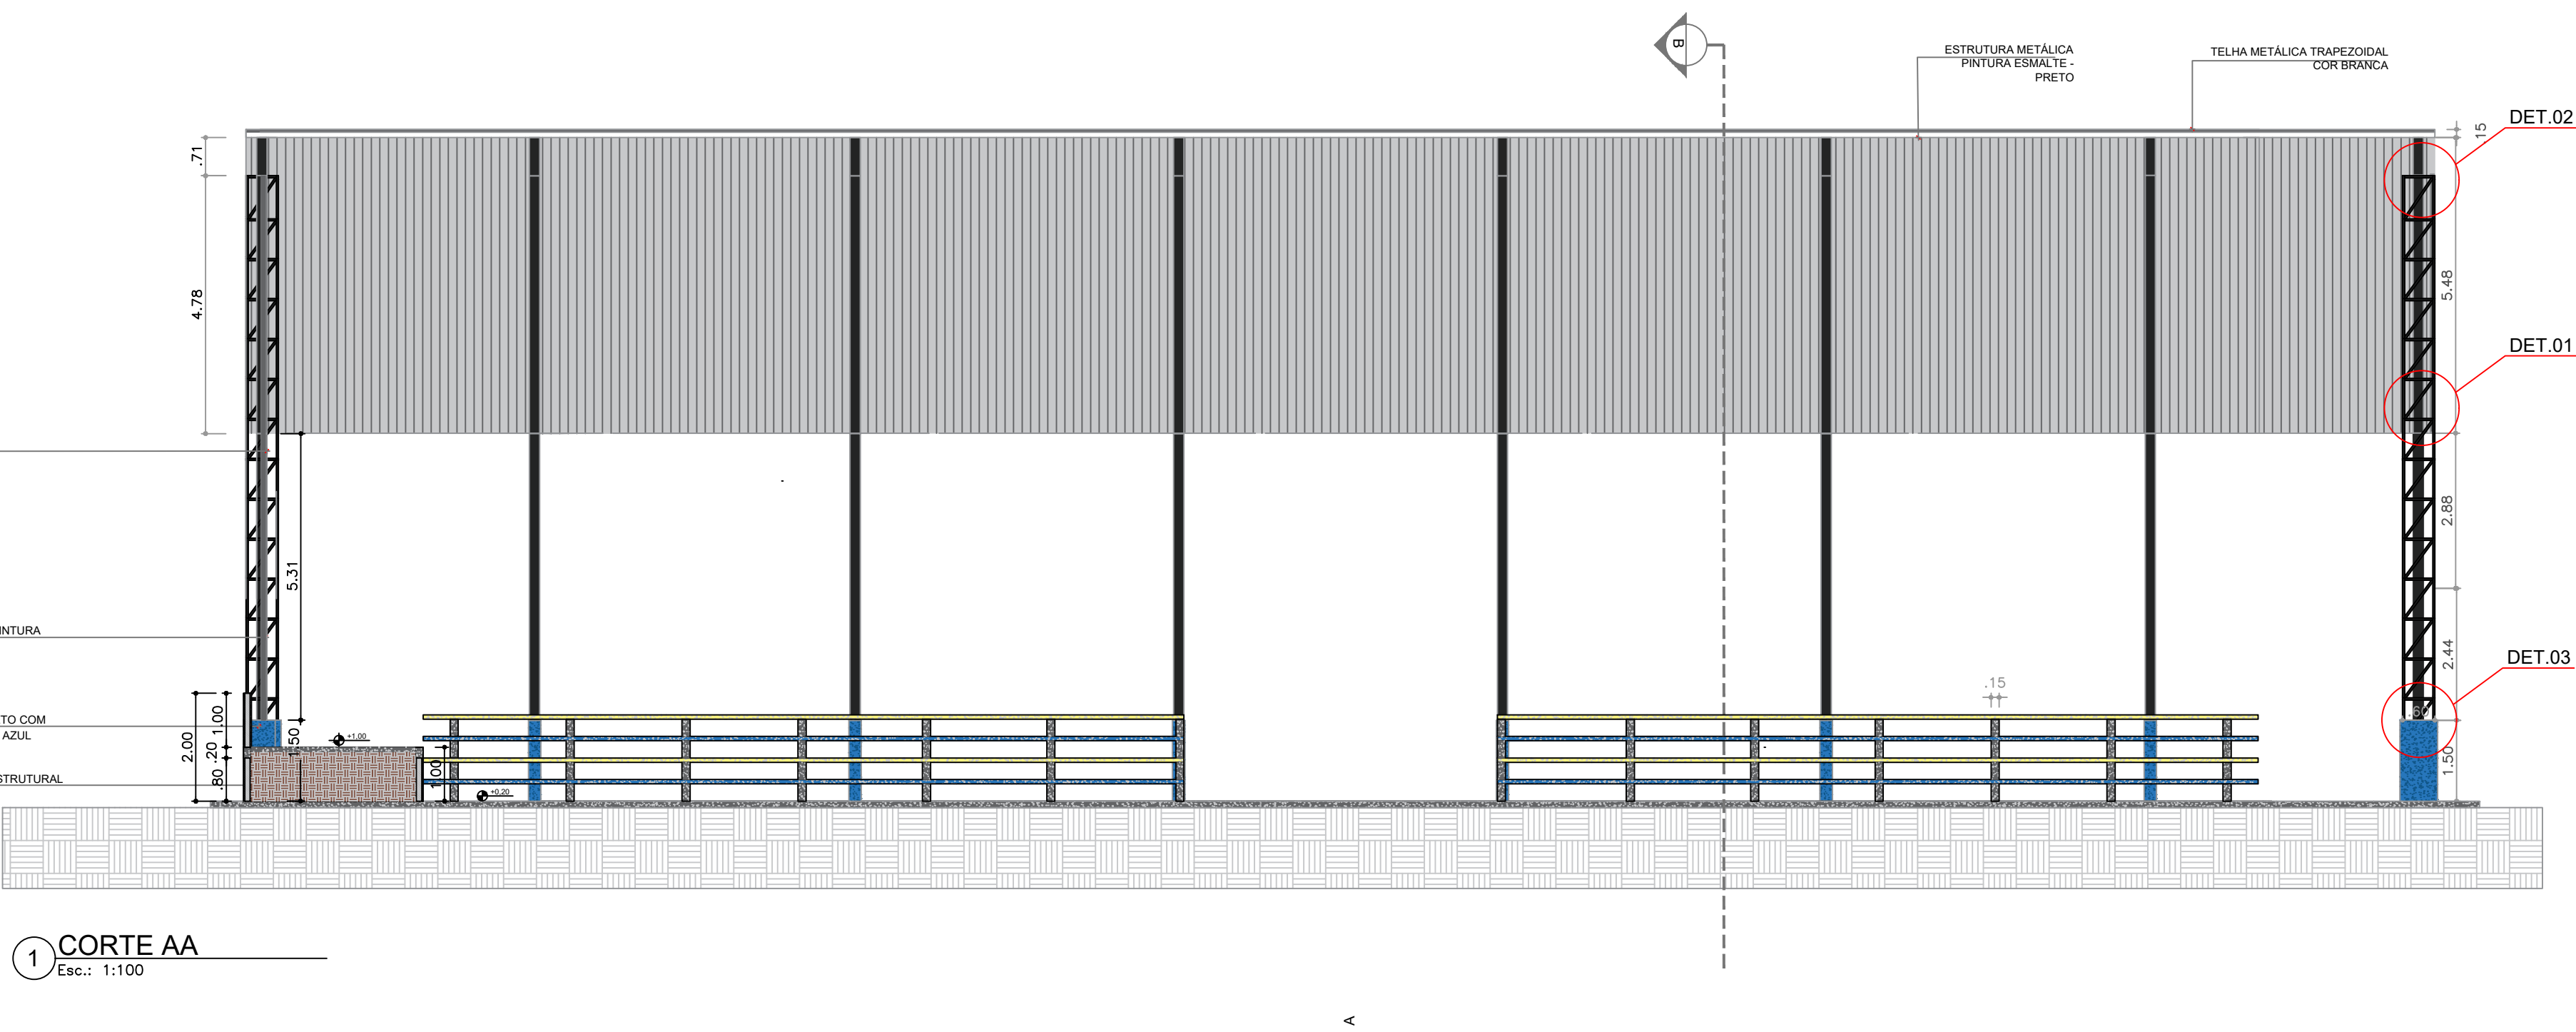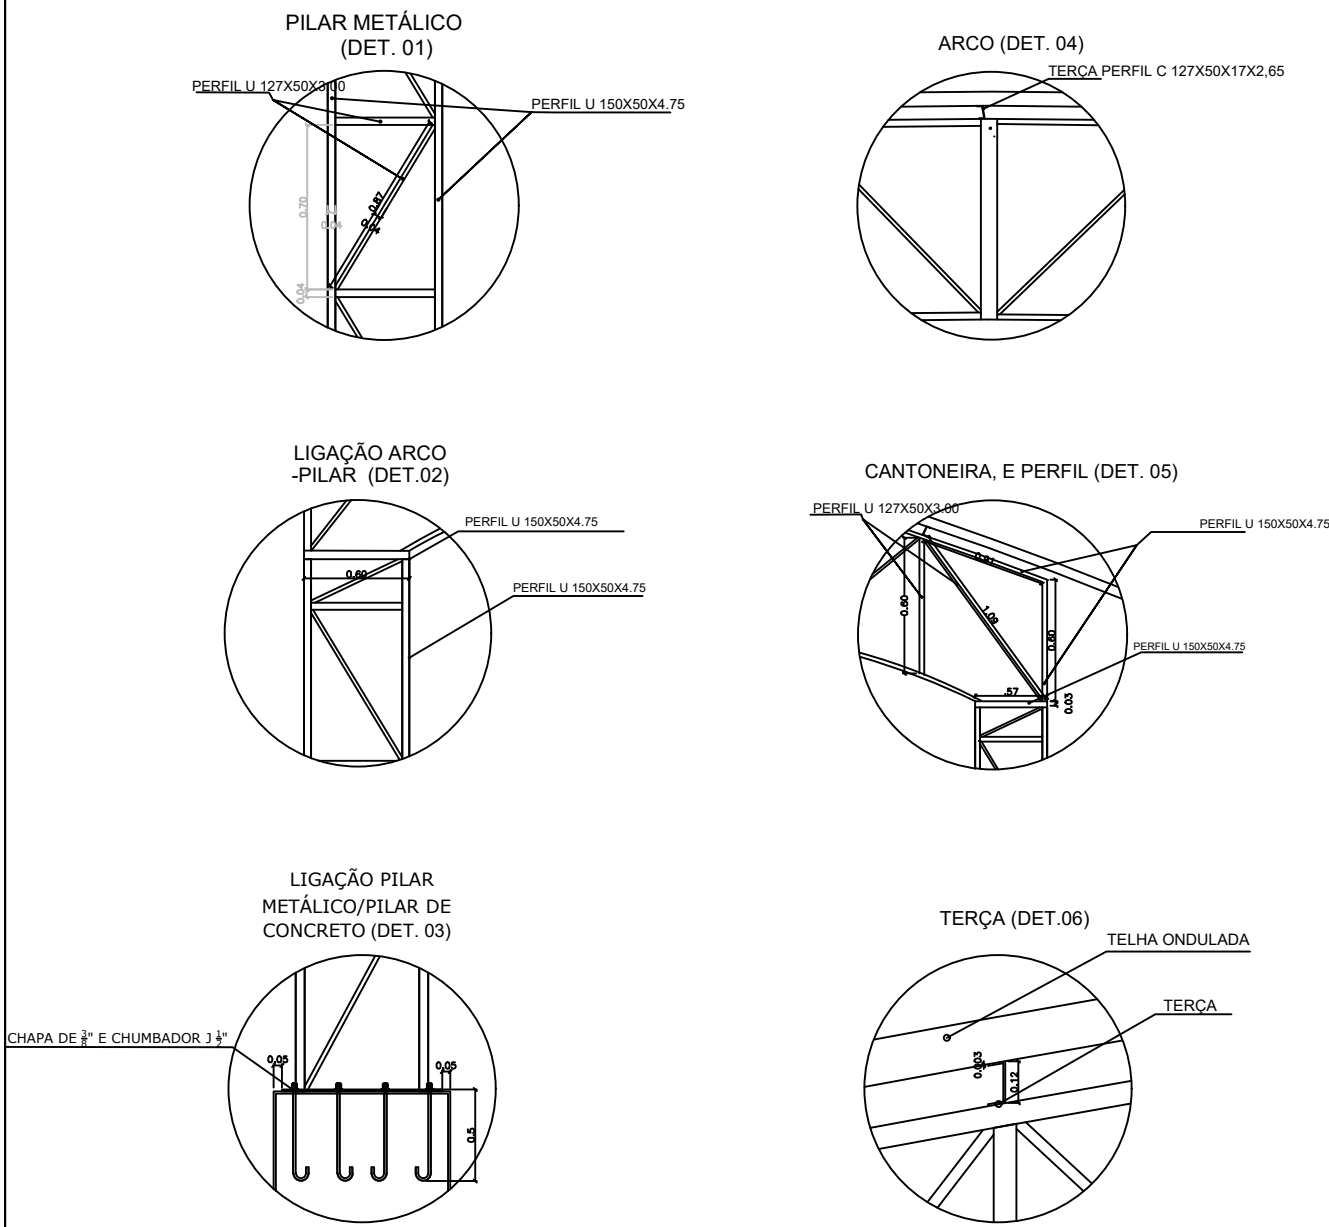

RESP. TÉCNICO:		AUTOR:		BRASÃO:	
ANO:	RR:	TIPO:	PRANCHAS:	MODIFICAÇÕES	
2023	---	ARQ	05/10	A	
CONVENIENTE:				B	
PREFEITURA MUNICIPAL DE NOVO ARIPUANÃ/AM				C	
OBJETO:				D	
CONTRATAÇÃO DE EMPRESA ESPECIALIZADA EM OBRAS E SERVIÇOS DE ENGENHARIA PARA EXECUTAR AMPLIAÇÃO E ADEQUAÇÕES NA QUADRA POLIESPORTIVA DO MUNICÍPIO DE NOVO ARIPUANÃ/AM				E	
CONTEÚDO:				F	
CORTE AA/BB				G	
RESPONSÁVEL TÉCNICO:				H	
ENG. JOÃO LÚCIO GALVÃO GONÇALVES / 6795-D/AM-RR				I	
PREFEITO MUNICIPAL:			ÁREA TOTAL:		
JOCIONE DOS SANTOS SOUZA			926,19 M2		
DESENHO:			ESCALA:		
ARQ. IZABELLA GOUVEA CARDOSO / A287659-0			INDICADA		



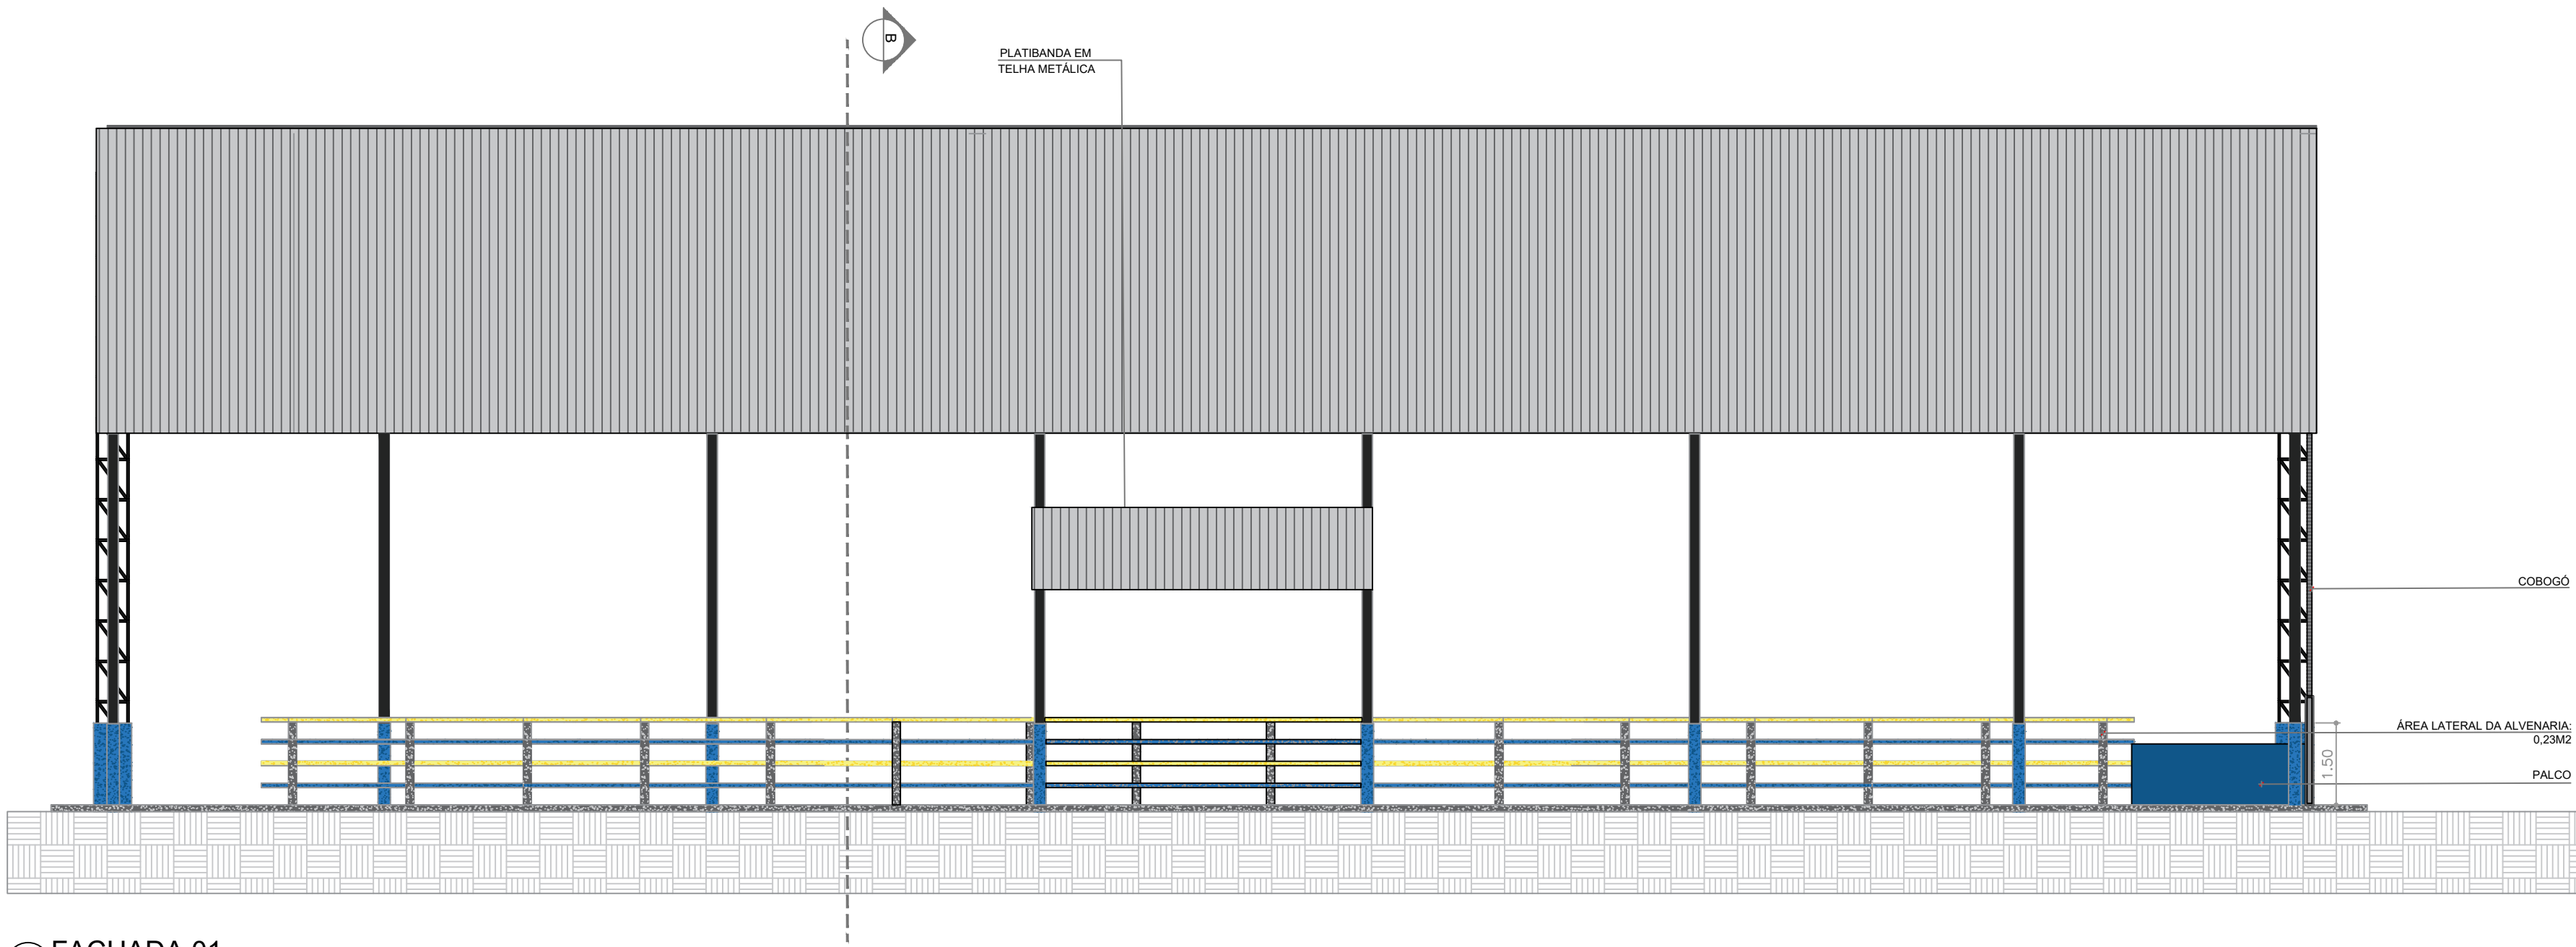


1 FACHADA 01
Esc.: 1:100

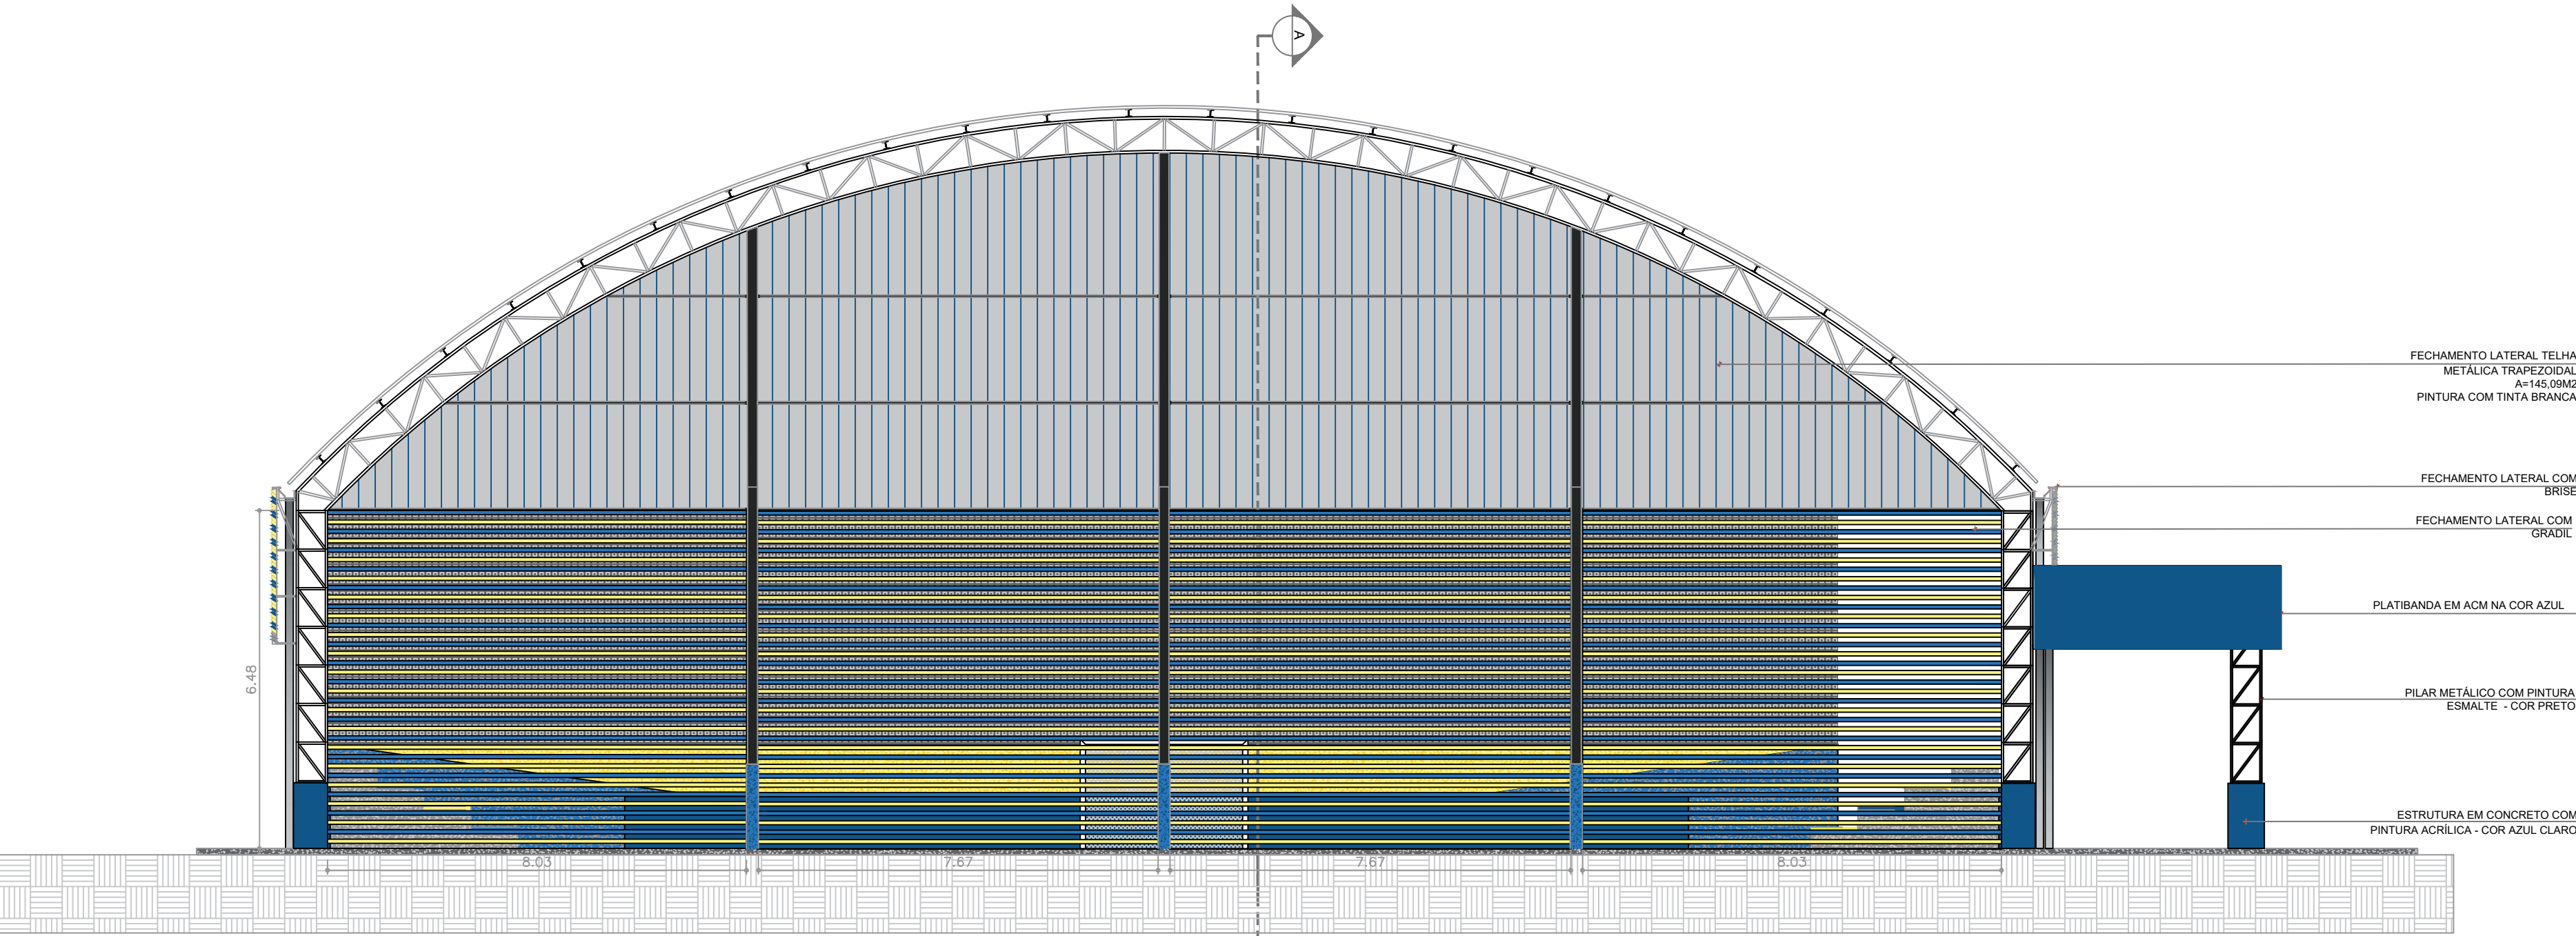



2 FACHADA 02
Esc.: 1:100

RESP. TÉCNICO: 		AUTOR: 	BRASÃO: 	
ANO: 2023	RRR: ---	TIPO: ARQ	PRANCHAS Nº: 06/10	MODIFICAÇÕES A
CONVENIENTE: PREFEITURA MUNICIPAL DE NOVO ARIPUANÃ/AM		LOCAL: MUNICÍPIO DE NOVO ARIPUANÃ/AM		B
OBJETO: CONTRATAÇÃO DE EMPRESA ESPECIALIZADA EM OBRAS E SERVIÇOS DE ENGENHARIA PARA EXECUTAR AMPLIAÇÃO E ADEQUAÇÕES NA QUADRA POLIESPORTIVA DO MUNICÍPIO DE NOVO ARIPUANÃ/AM				C
CONTEÚDO: FACHADA 01 E 02				D
RESPONSÁVEL TÉCNICO: ENG. JOÃO LÚCIO GALVÃO GONÇALVES / 6795-D/AM-RR				E
PREFEITO MUNICIPAL: JOCIONE DOS SANTOS SOUZA		ÁREA TOTAL: 926,19 M2		F
DESENHO: ARQ. IZABELLA GOUVEA CARDOSO / A287659-0		ESCALA: INDICADA		G
				H
				I

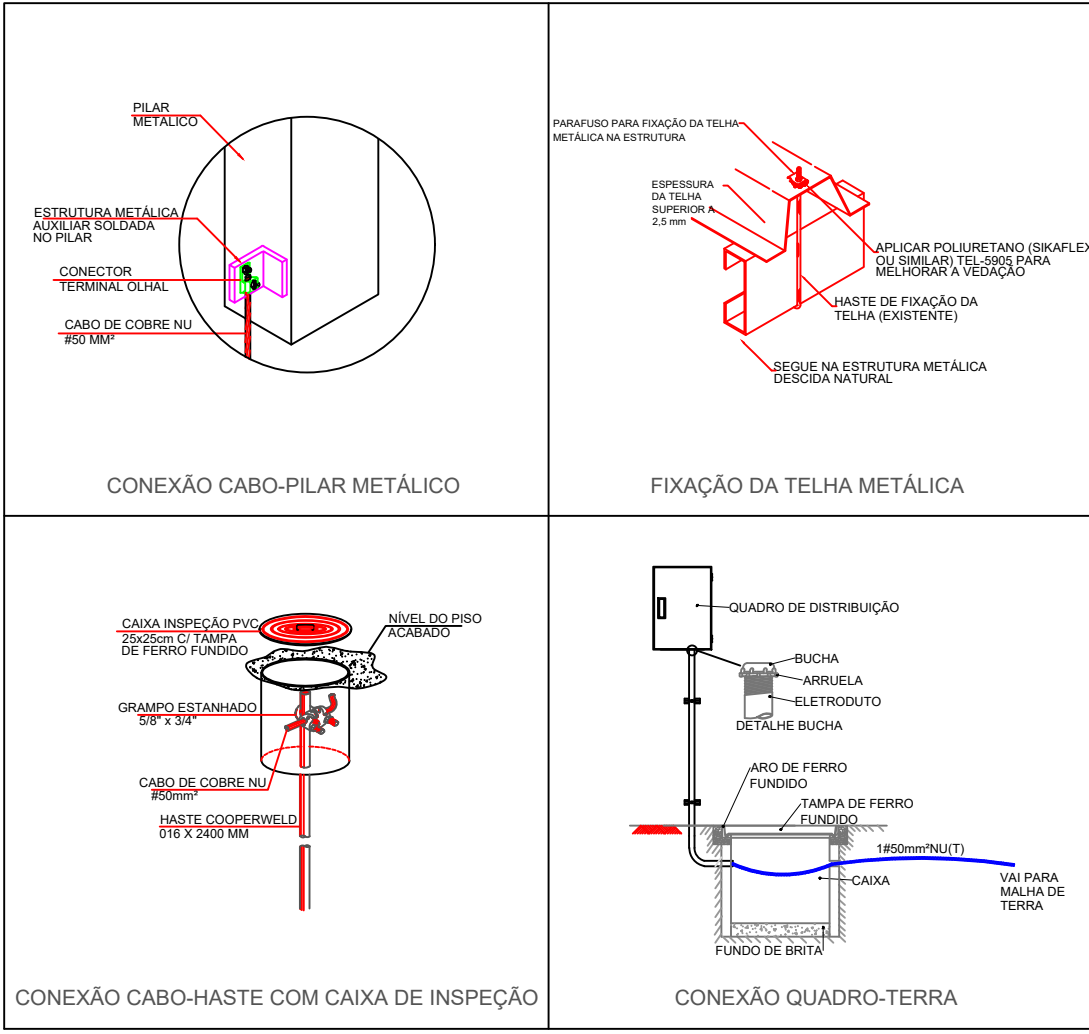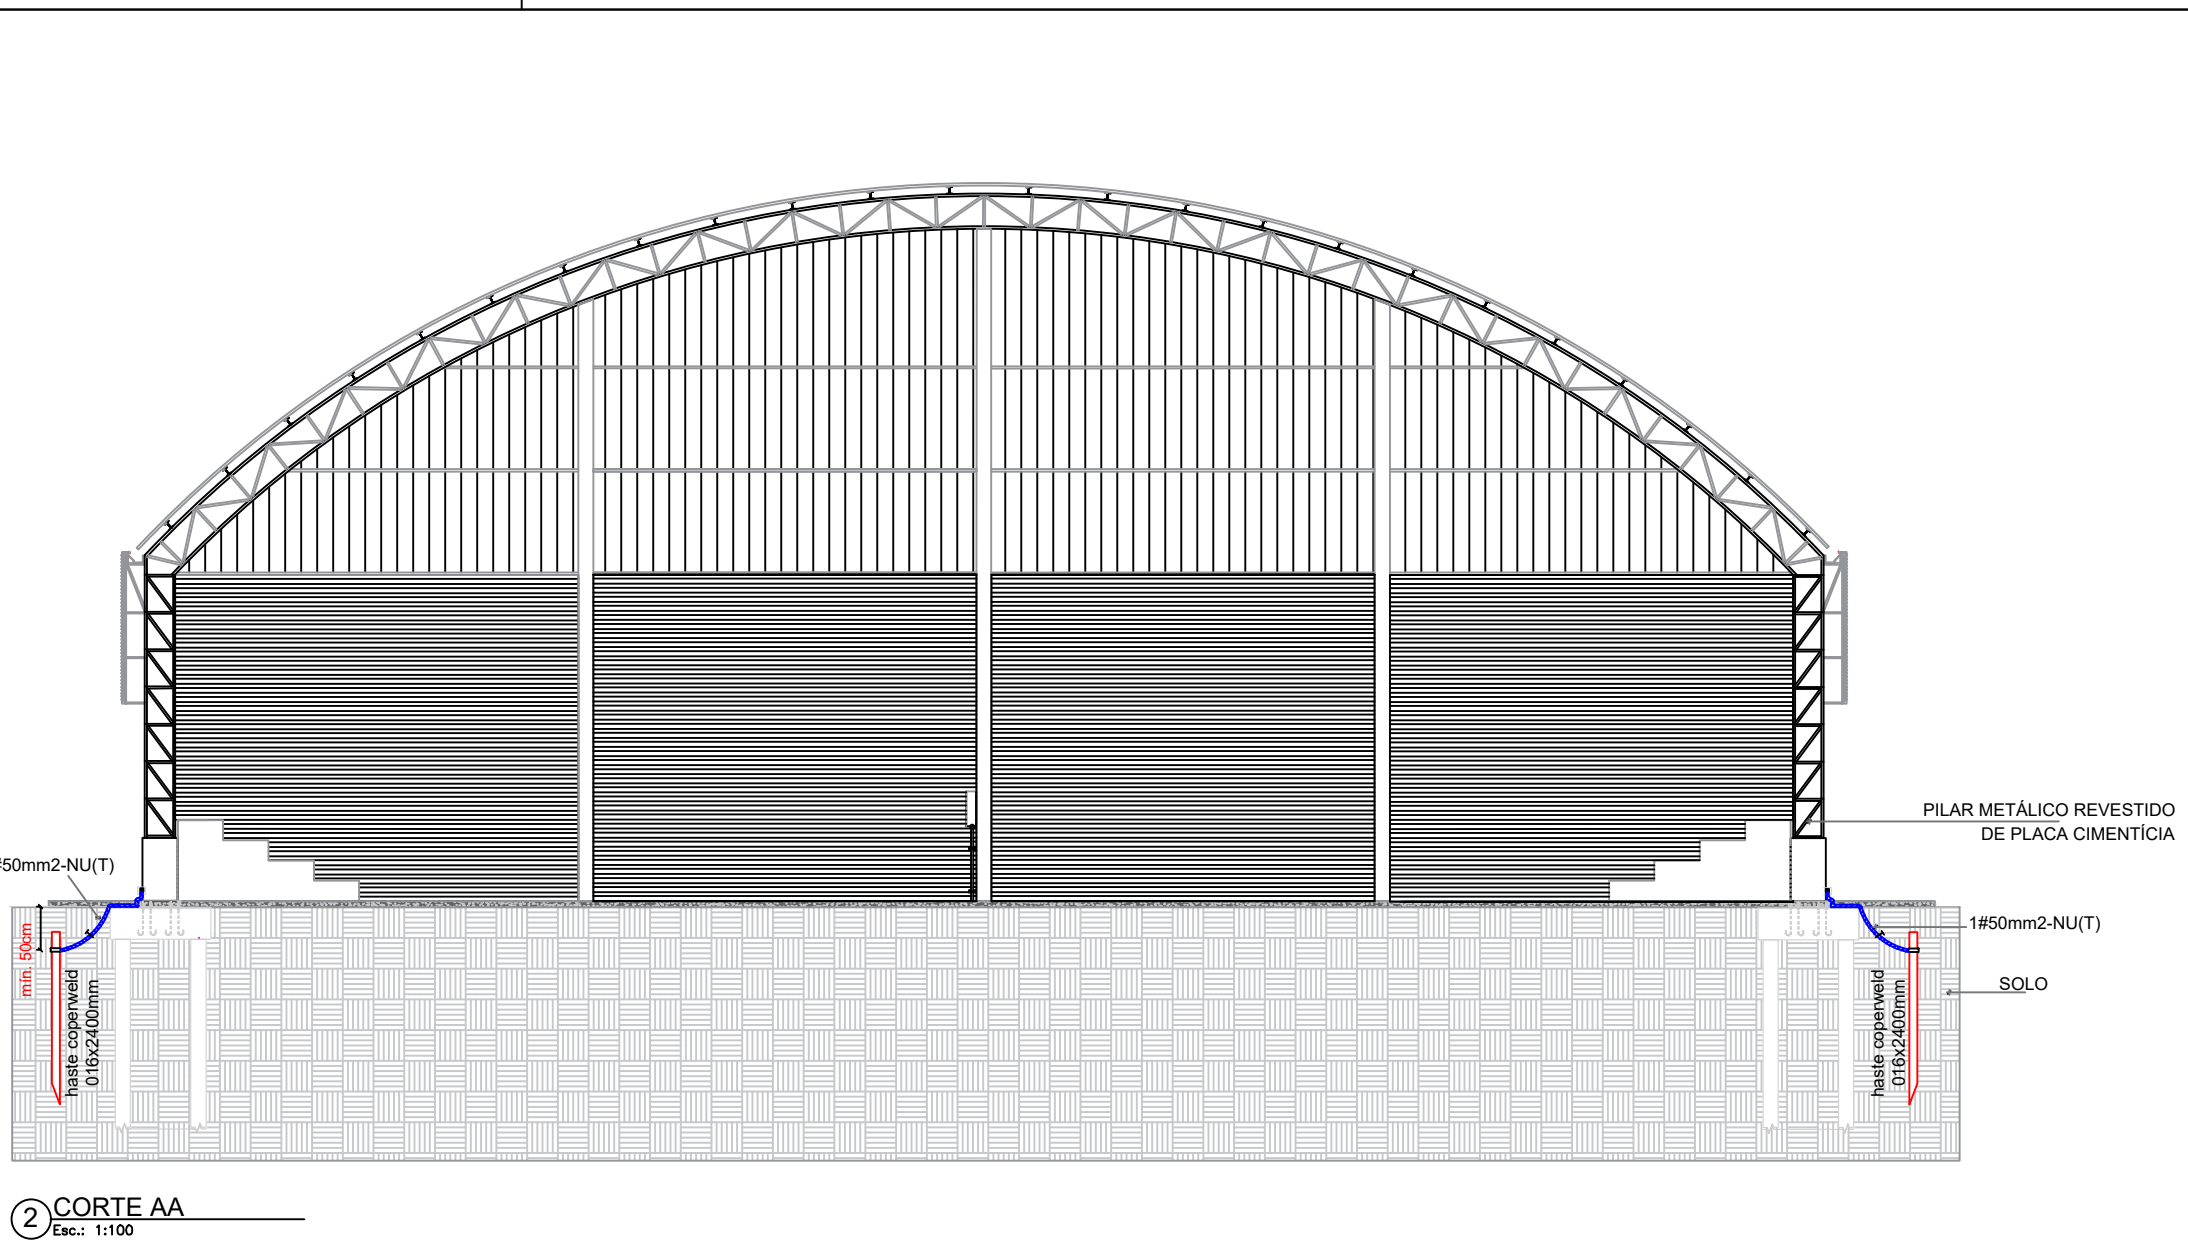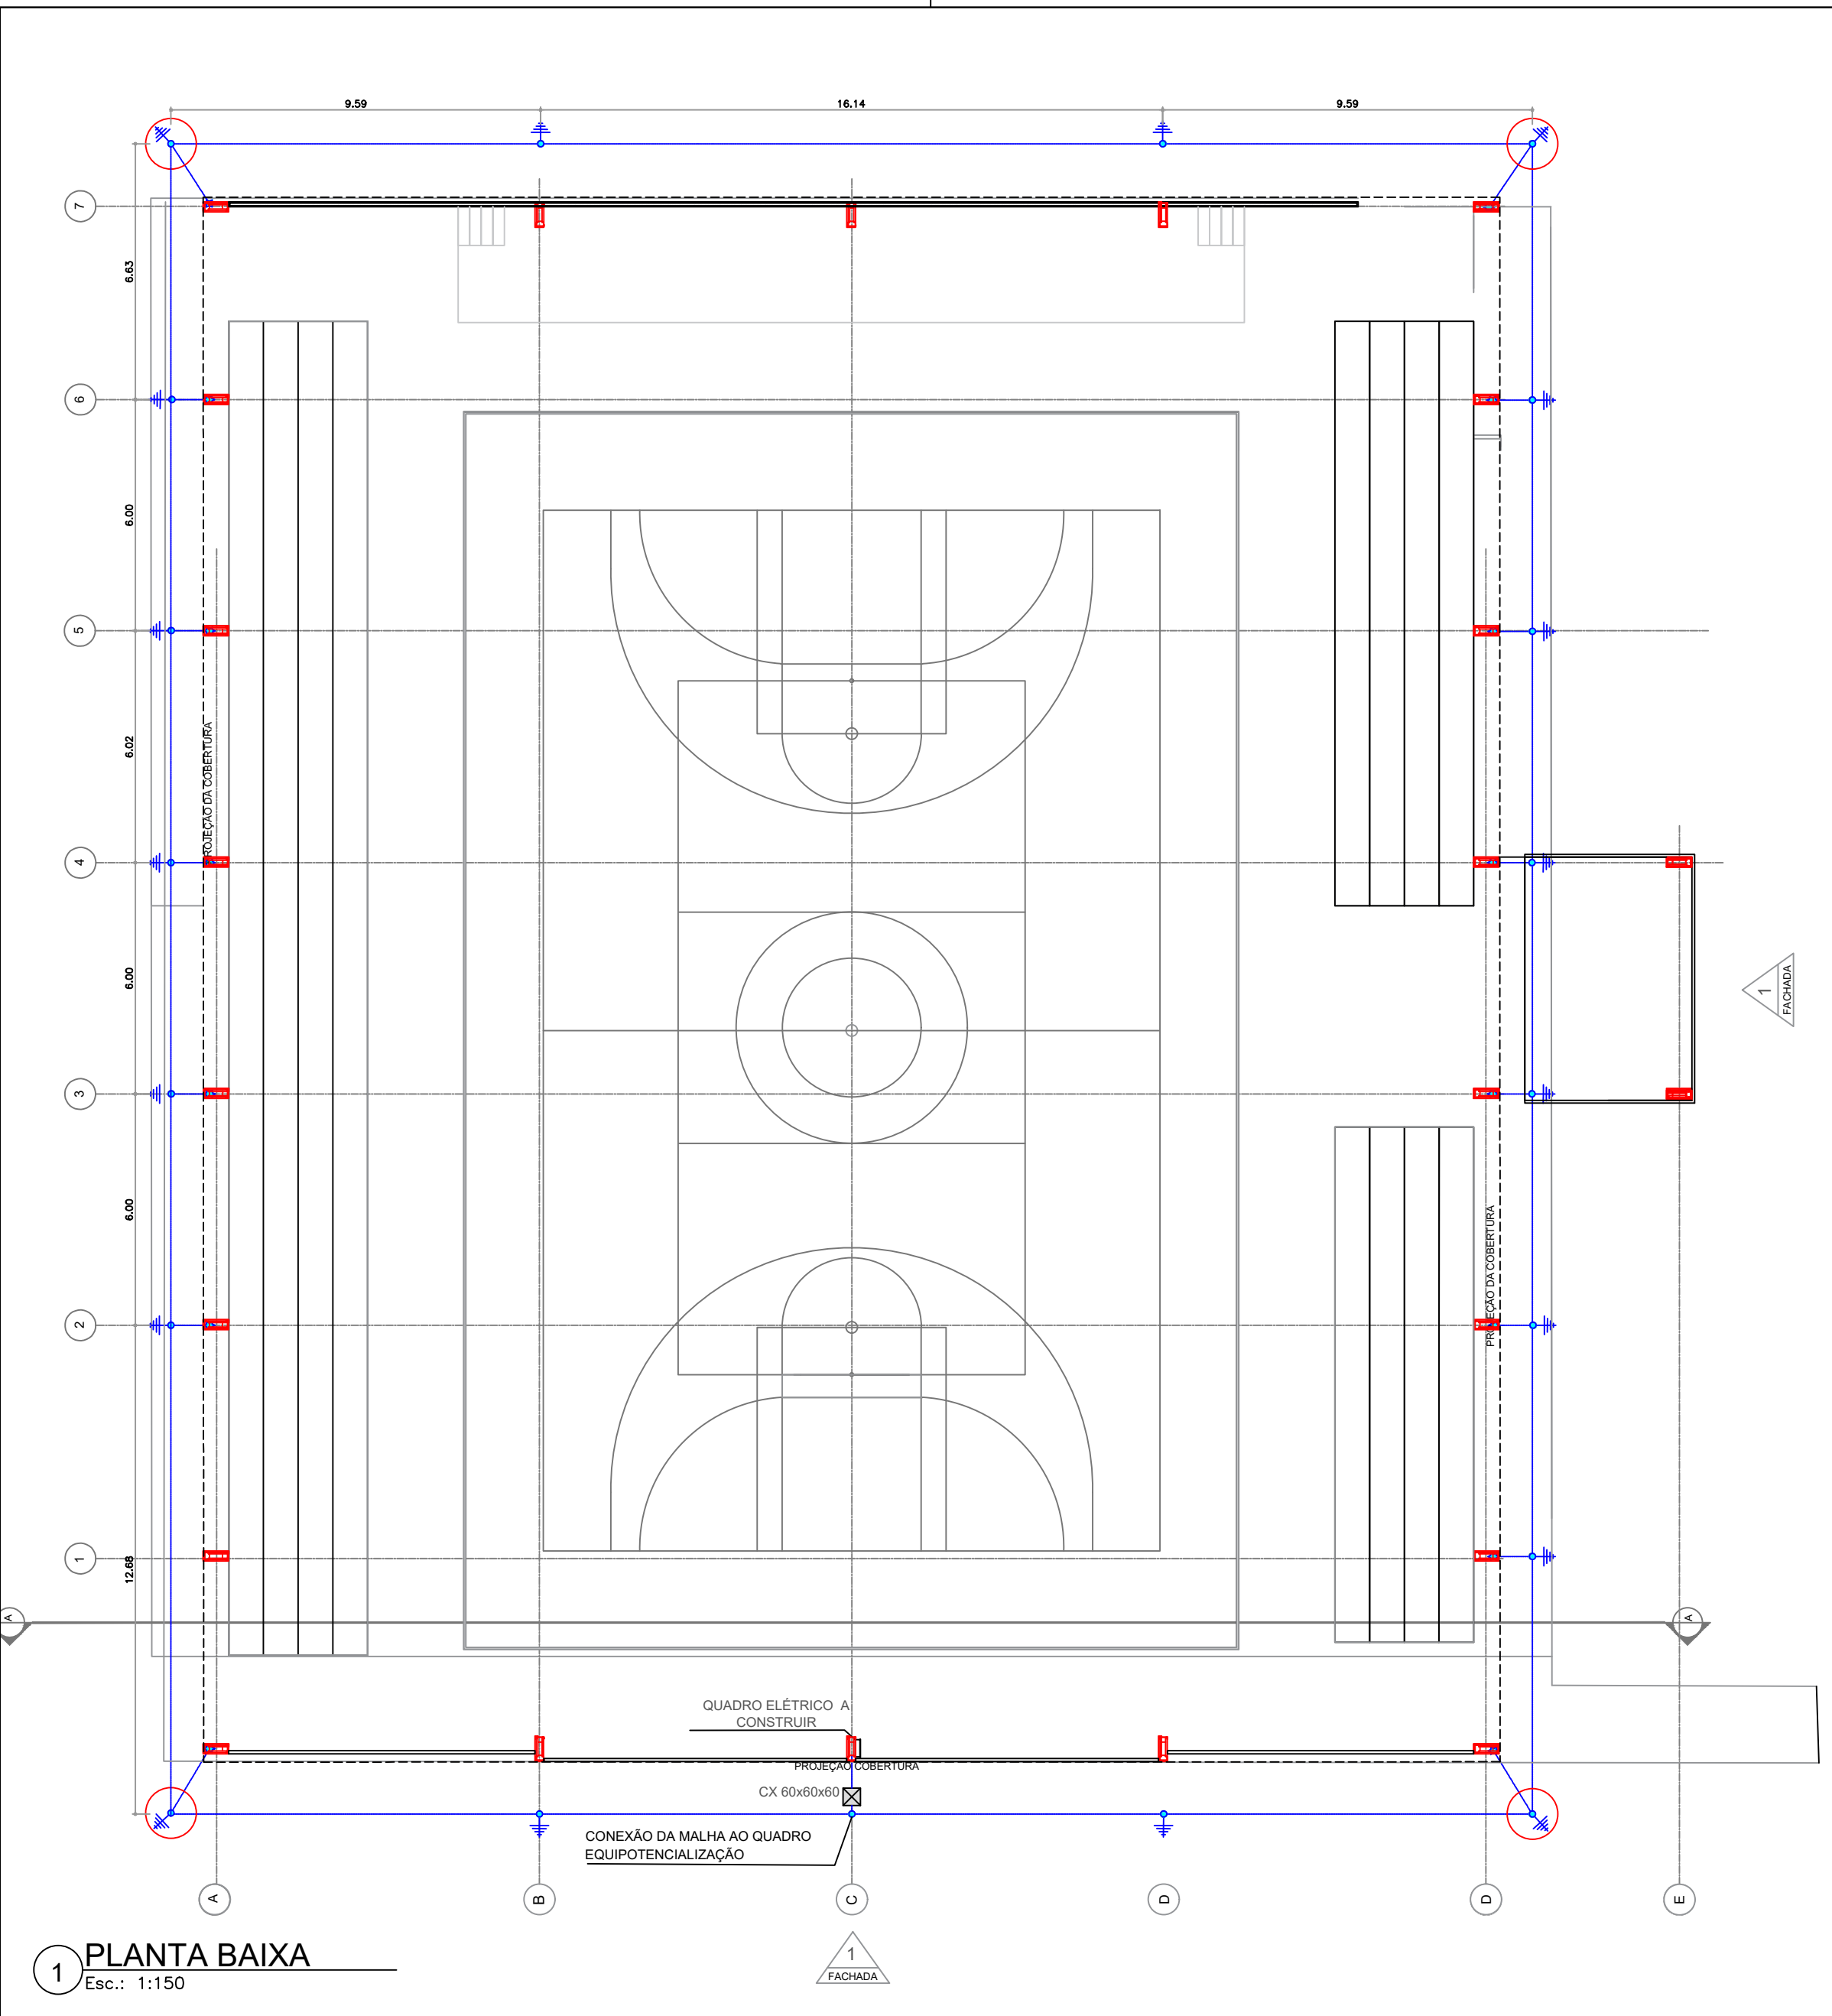

NOTAS	
1. Dimensionado conforme NBR 5410/2008 e NBR 5419/2015;	
2. A edificação é composta por estrutura metálica formada por pilares e treliças responsáveis pela sustentação da cobertura e fechamento lateral em telhas metálicas, funcionando portanto como uma eficiente Galia de Faraday para captação e escoamento das descargas atmosféricas através dos pilares até a malha perimetral composta por hastes e cabos de cobre nu, conforme indicado;	
3. As hastes de cobre devem ser fixadas a pelo menos 50 cm de profundidade do nível do solo;	
4. Devem ser respeitados o número de hastes designados em projeto, bem como seu espaçamento e pontos de conexão com os pilares metálicos, a fim de garantir a maior eficiência do sistema de SPD;	
SIMBOLOGIA - PLANTA BAIXA	
	- Cabo de cobre nu #35 mm²
	- Ponto de aterramento com haste de 2,40 m
	- Ponto de conexão do cabo de cobre ao pilar metálico, conforme Desenho 6
	- Caixa de inspeção em PVC com haste


TABELA DE QUANTITATIVOS		
CONECTOR GRAMPO METALICO TIPO OLHAL - 5/8"	15	un
SUPORTE ISOLADOR PARA CORDOALHA DE COBRE	18	un
HASTE DE ATERRAMENTO 5/8	19	un
SUPORTE ISOLADOR PARA CORDOALHA DE COBRE	18	un
CAIXA DE INSPEÇÃO PARA ATERRAMENTO	4	un
CORDOALHA DE COBRE NU 50 MM²	255	m

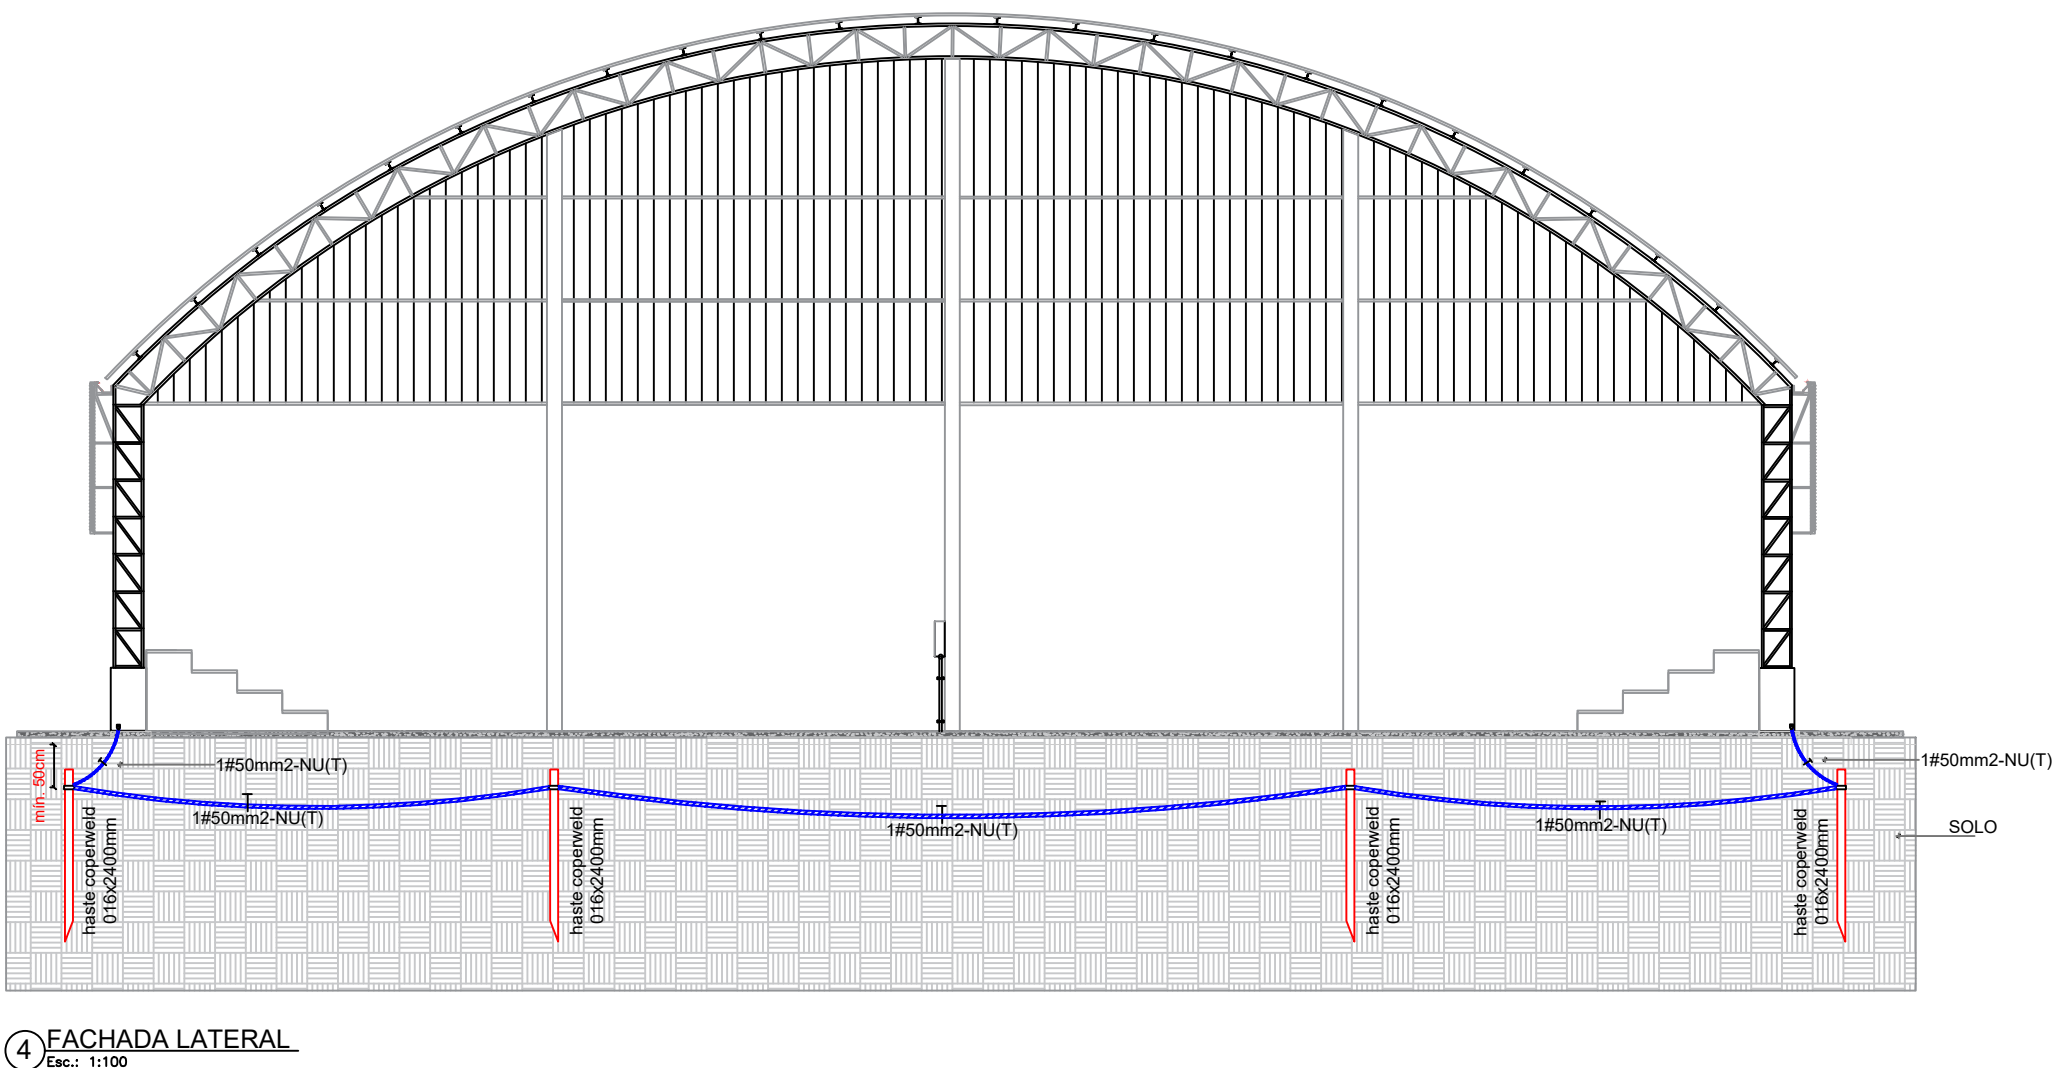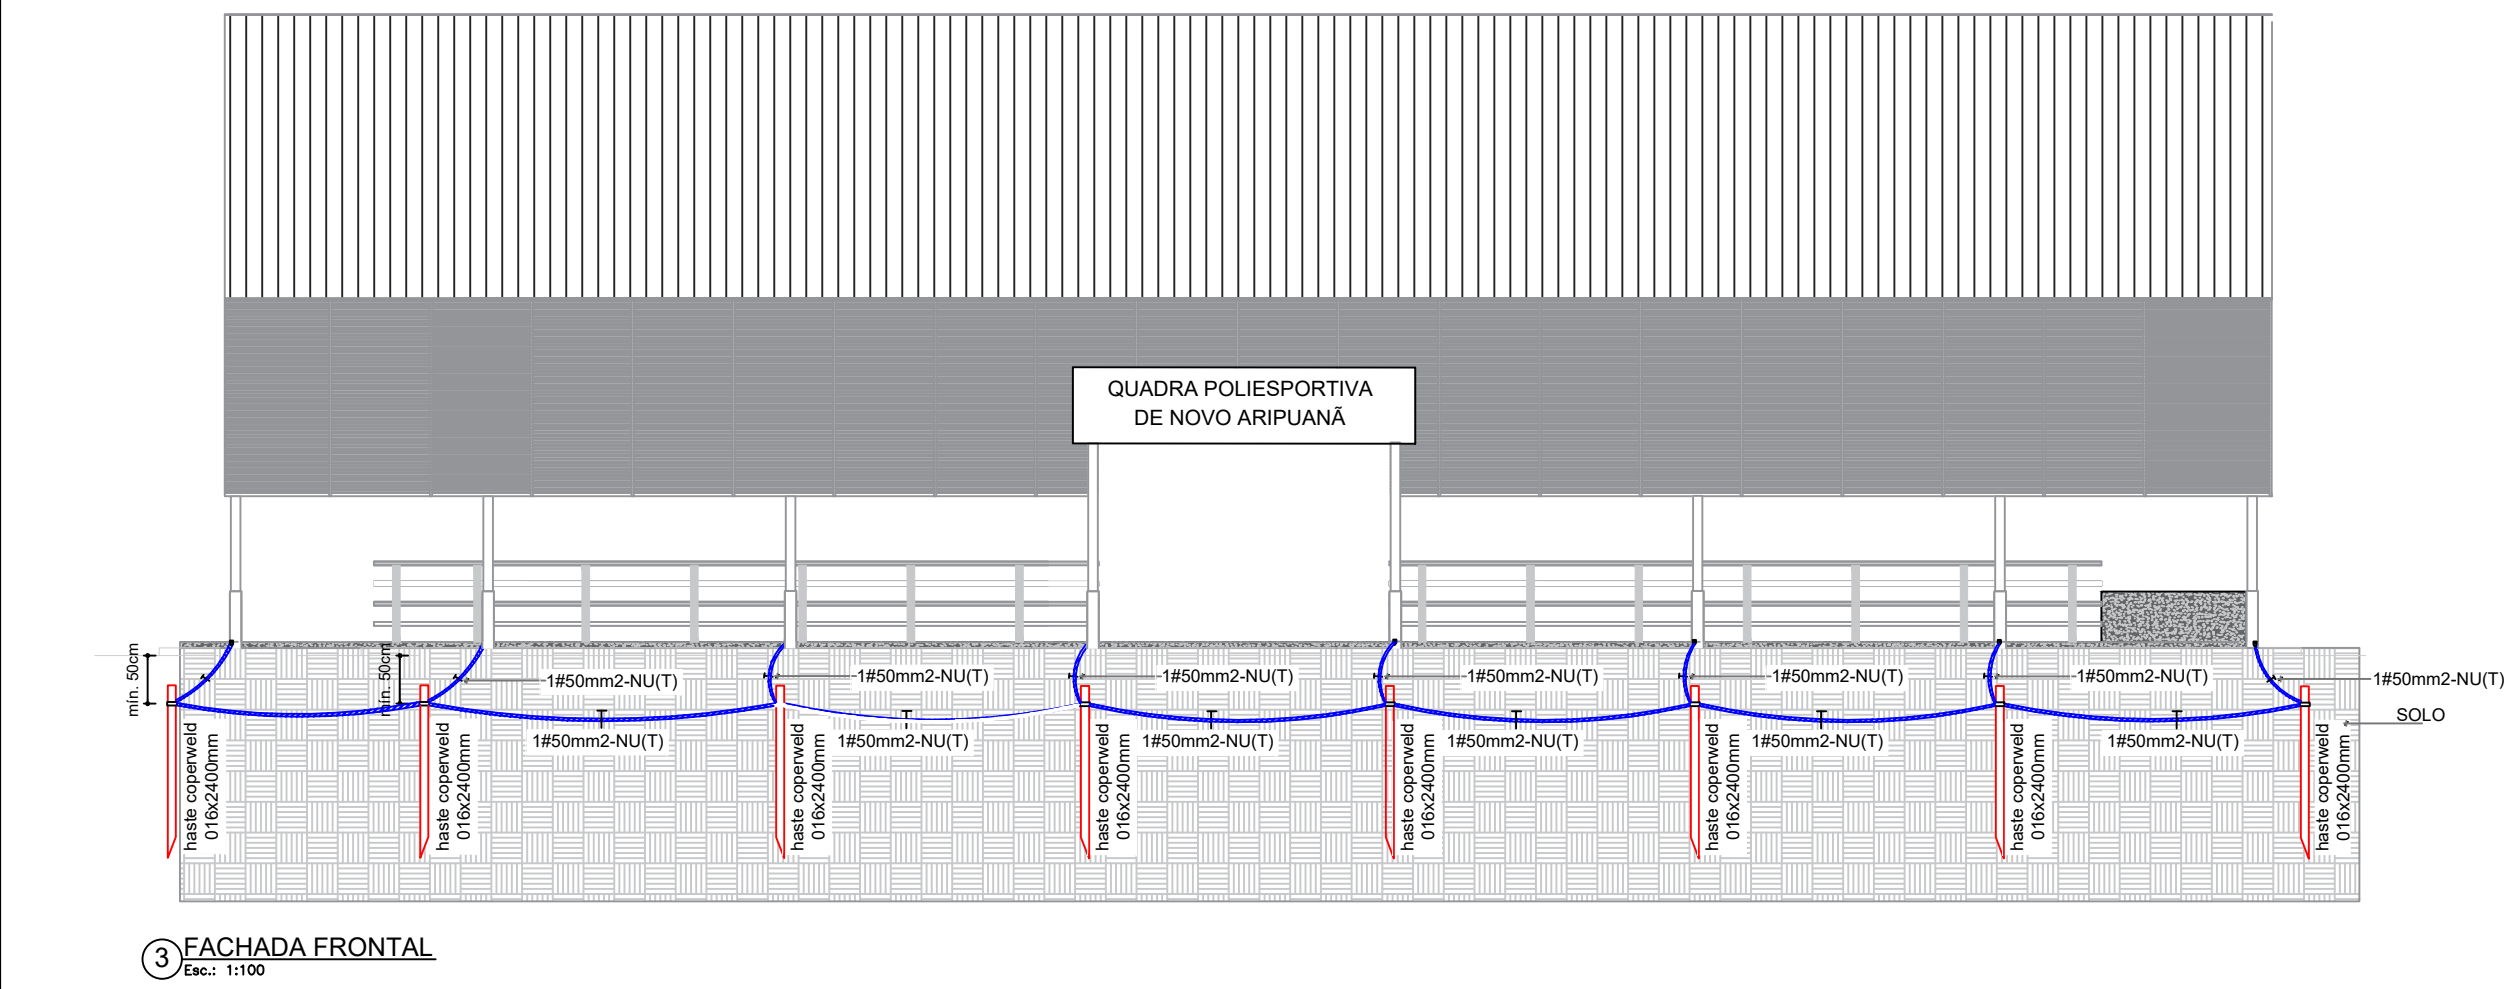

RESP. TÉCNICO:		AUTOR:		BRASÃO:	
				 PREFEITURA DE NOVO ARIPUANÃ FAZENDO MAIS POR VOCÊ	
ANO:	RR:	TIPO:	PRANCHA Nº:	MODIFICAÇÕES	
2023	---	ARQ	07/10	A	
CONVENIENTE: PREFEITURA MUNICIPAL DE NOVO ARIPUANÃ/AM				B	
				C	
OBJETO: CONTRATAÇÃO DE EMPRESA ESPECIALIZADA EM OBRAS E SERVIÇOS DE ENGENHARIA PARA EXECUTAR AMPLIAÇÃO E ADEQUAÇÕES NA QUADRA POLIESPORTIVA DO MUNICÍPIO DE NOVO ARIPUANÃ/AM				D	
CONTEÚDO: PLANTA DE SPDA				E	
				F	
RESPONSÁVEL TÉCNICO: ENG. JOÃO LÚCIO GALVÃO GONÇALVES / 6795-D/AM-RR				G	
PREFEITO MUNICIPAL: JOCIONE DOS SANTOS SOUZA				ÁREA TOTAL: 926,19 M2	H
DESENHO: ARQ. IZABELLA GOUVEA CARDOSO / A287659-0				ESCALA: INDICADA	I



A autenticidade deste documento pode ser conferida no site
<https://edoc.amazonas.am.gov.br/2BA2.047D.408F.780/3B5D435>
Código verificador: 2BA2.047D.408F.780 CRC: 3B5D435

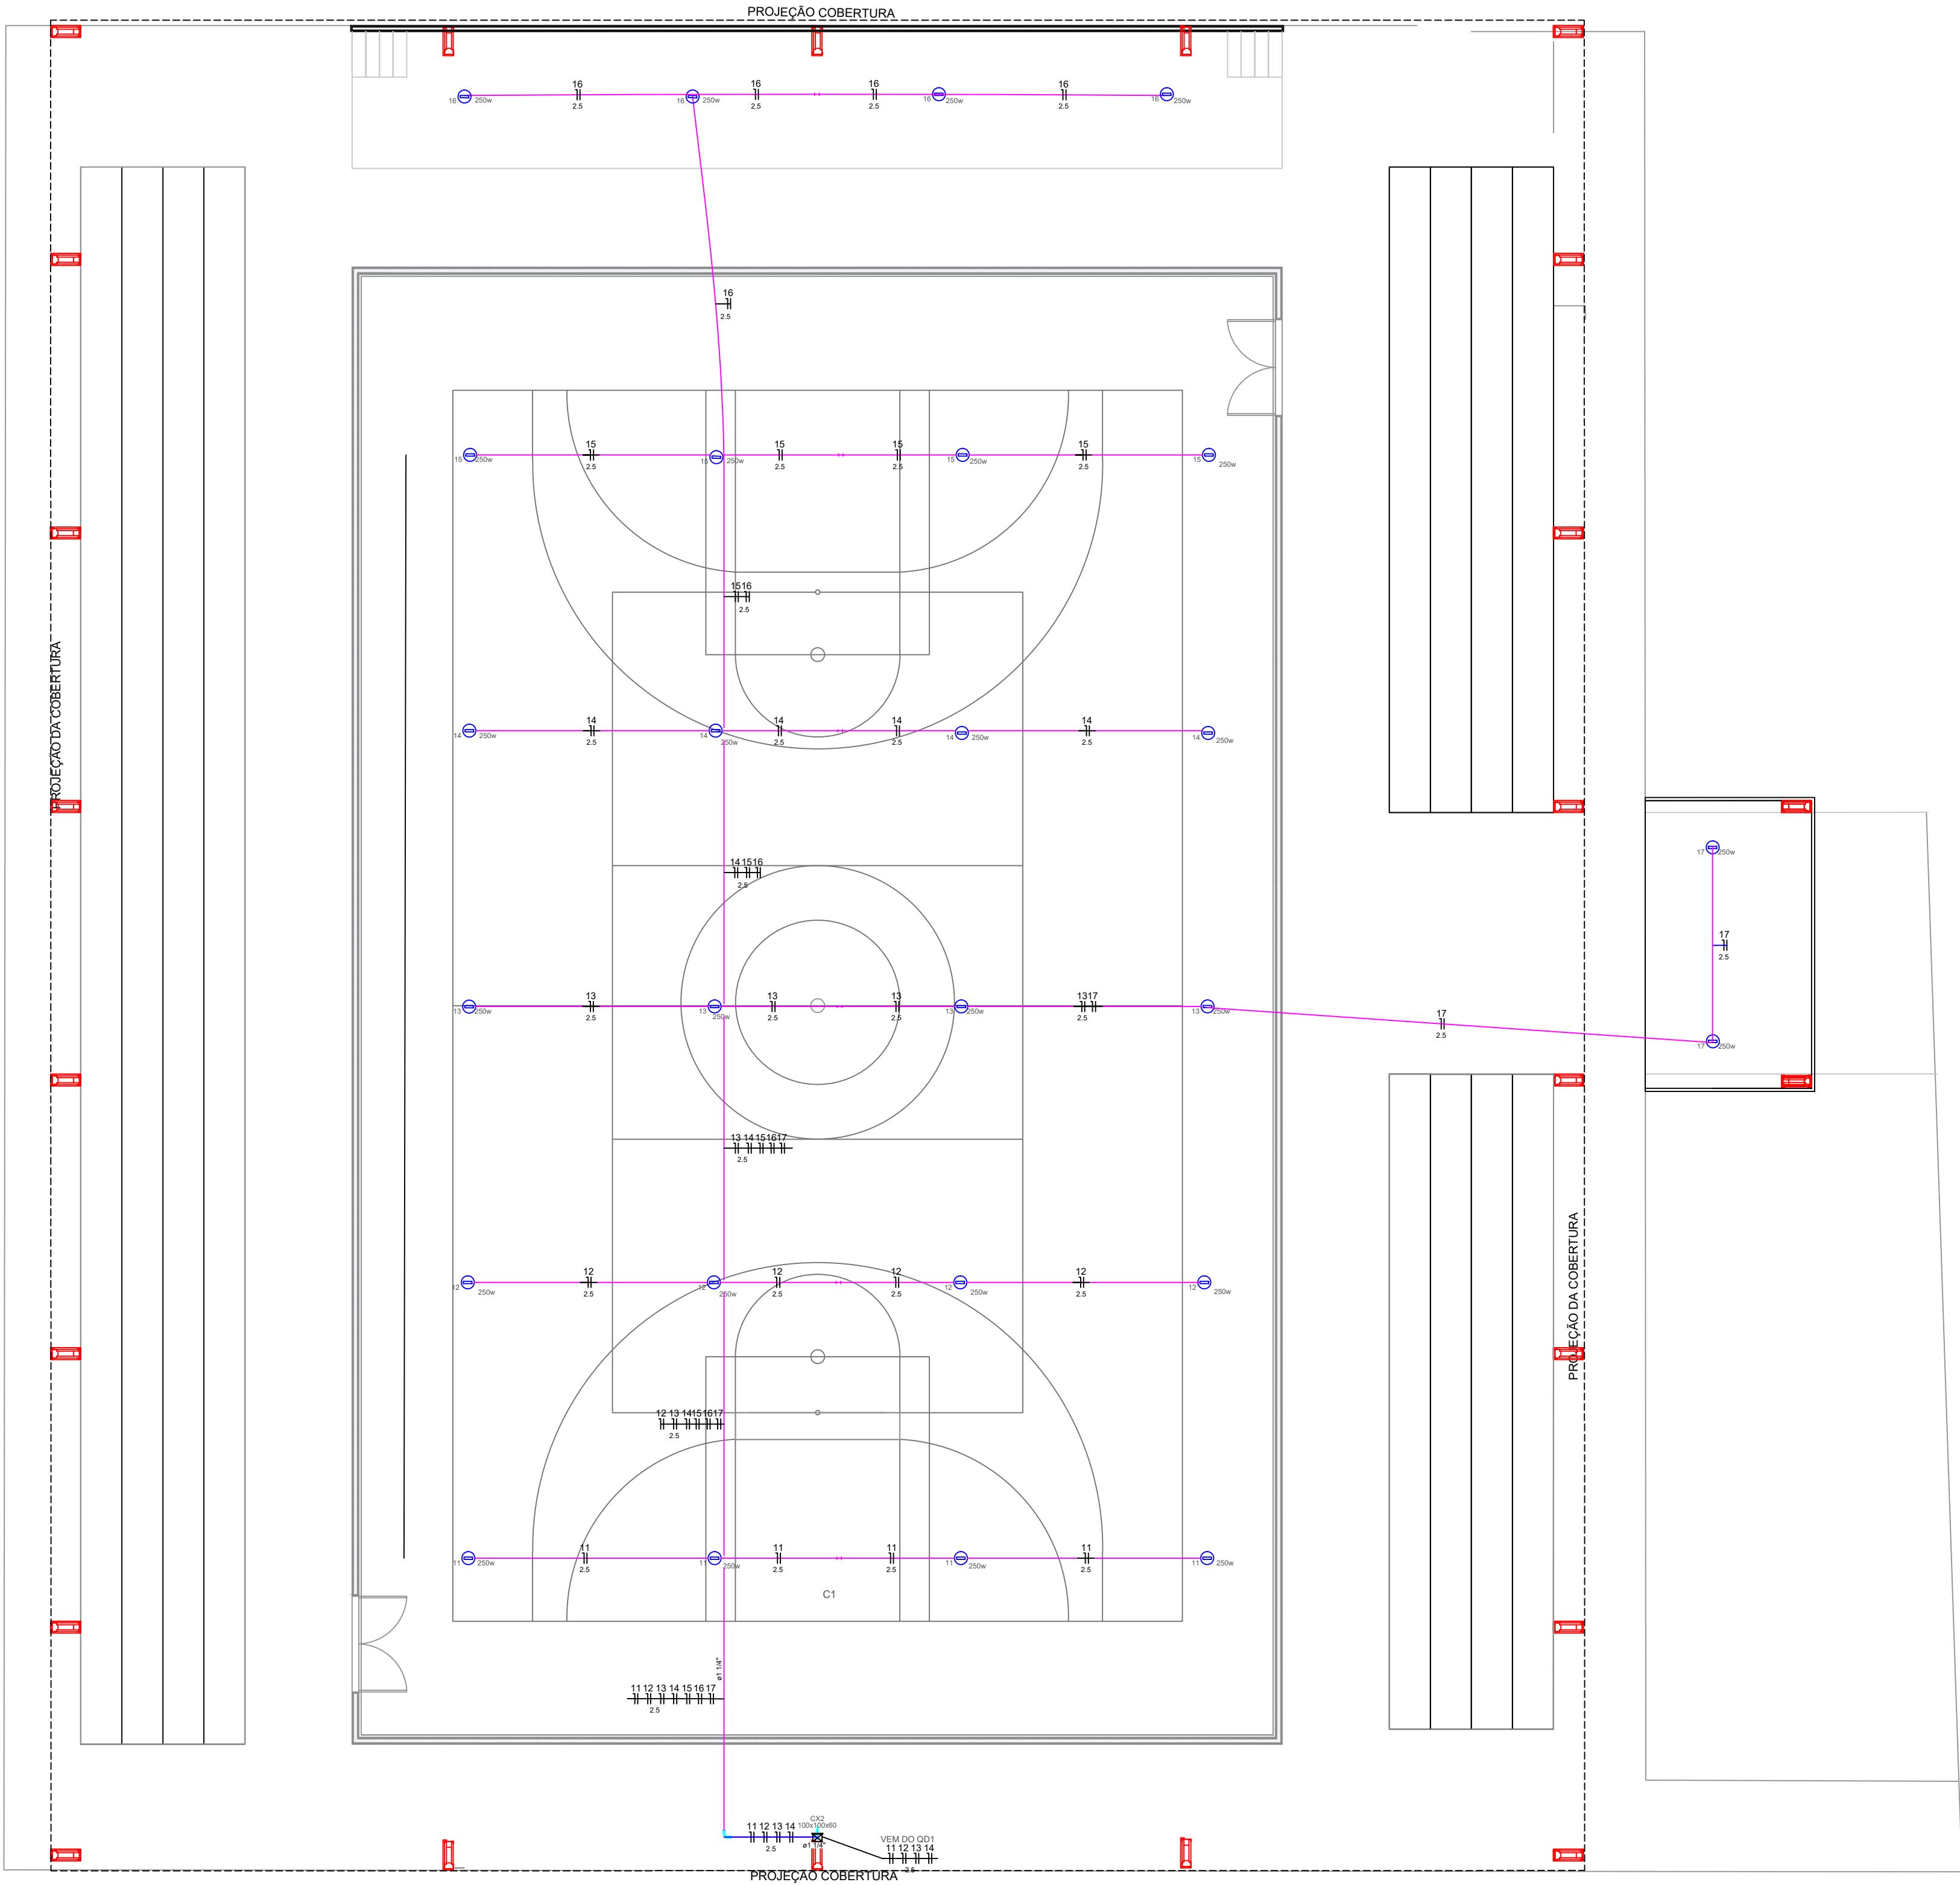


AV. 16 DE FEVEREIRO

Lista de Materiais	
Acessórios p/ eletrodutos	
Condulete 3/4"	
Tipo C ou E	24 pç
Luva PVC rosca	
1.1/4"	3 pç
3/4"	103 pç
Acessórios uso geral	
Bucha de nylon	
S4	133 pç
S6	14 pç
Parafuso fenda galvan. cab. panela	
2,9x25mm autoatarrachante	133 pç
4,2x32mm autoatarrachante	14 pç
Cabo Unipolar (cobre)	
Isol.PVC - 450/750V (ref. Pirastic Ecoplus BWF Flexível)	
2.5 mm²	568,32 m
Caixa de passagem	
Alvenaria	
100x100x60 mm	1 pç
Eletroduto PVC rosca	
Braçadeira PVC encaixe	
3/4"	98 pç
Braçadeira galvan. tipo cunha	
1.1/4"	14 pç
3/4"	35 pç
Curva 90° Longa	
1.1/4"	1 pç
Eletroduto, vara 3,0m	
1.1/4"	53,50 m
3/4"	111,86 m
Luminária e acessórios	
Refletor Sobrepor 250w	
Advanced, referencia no memorial descritivo.	24 pç

1 PROJETO ELÉTRICO DE ILUMINAÇÃO


Esc.: 1:100

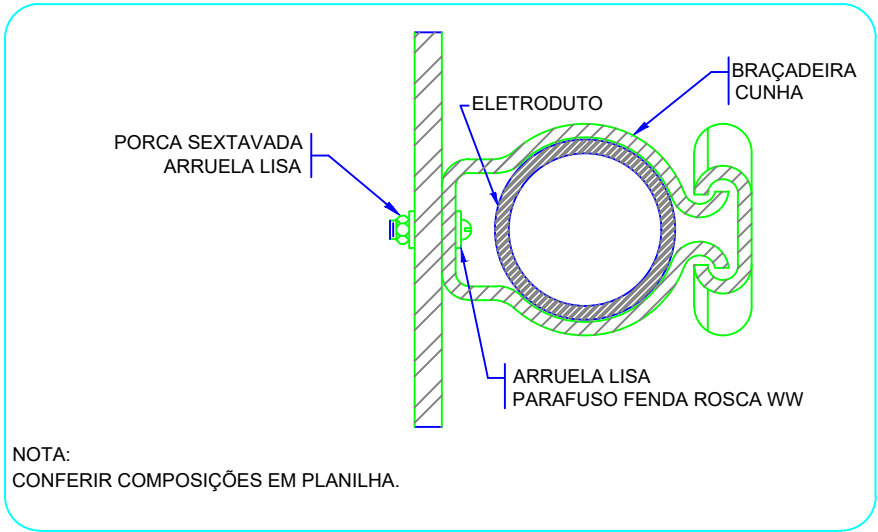

NOTA:
CONFERIR COMPOSIÇÕES EM PLANILHA.

2 DETALHEFIXAÇÃO DE ELETRODUTO EM METÁLICA

S/ESC

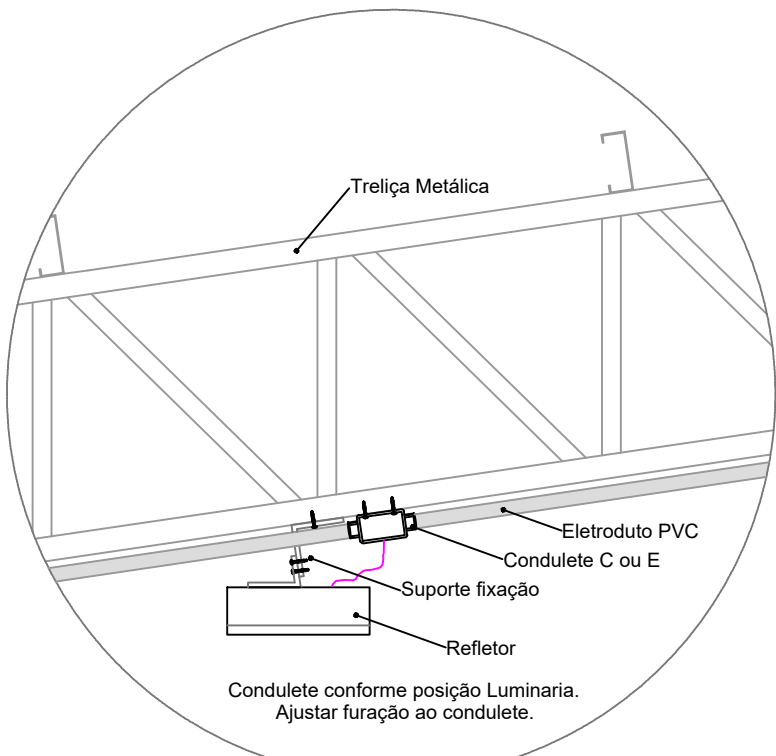


3 DETALHEFIXAÇÃO DE ELETRODUTO EM METÁLICA

S/ESC

Legenda detalhada	
Acessório Eletroduto PVC Rosca	
	PVC Rosca
	Curva longa 90 PVC 1.1/4"
	1pç
Refletor com Lâmpada Vapor de Mercúrio de 250w	
	Condulete tipo C ou E
	1pç
	Refletor 250w Advanced
	1pç
Caixa de passagem 100x100x60	
	Caixa de passagem Alvenaria
	Sobrepor
	1pç

RESP. TÉCNICO:		AUTOR:		BRASÃO:	
ANO:	RRR:	TIPO:	PRANCHA Nº:	MODIFICAÇÕES	
2023	---	ARQ	08/10	A	
CORVENIENTE:				B	
PREFEITURA MUNICIPAL DE NOVO ARIPUANÃ/AM				C	
LOCAL:				D	
MUNICÍPIO DE NOVO ARIPUANÃ/AM				E	
OBJETO:				F	
CONTRATAÇÃO DE EMPRESA ESPECIALIZADA EM OBRAS E SERVIÇOS DE ENGENHARIA PARA EXECUTAR AMPLIAÇÃO E ADEQUAÇÕES NA QUADRA POLIESPORTIVA DO MUNICÍPIO DE NOVO ARIPUANÃ/AM.				G	
CONTEÚDO:				H	
PROJETO ELÉTRICO DE ILUMINAÇÃO				I	
RESPONSÁVEL TÉCNICO:					
ENG. JOÃO LÚCIO GALVÃO GONÇALVES / 6795-D/AM-RR					
PREFEITO MUNICIPAL:					
JOCIONE DOS SANTOS SOUZA					
DESENHO:					
ARQ. IZABELLA GOUVEA CARDOSO / A287659-0					
ÁREA TOTAL:					
926,19 M2					
ESCALA:					
INDICADA					



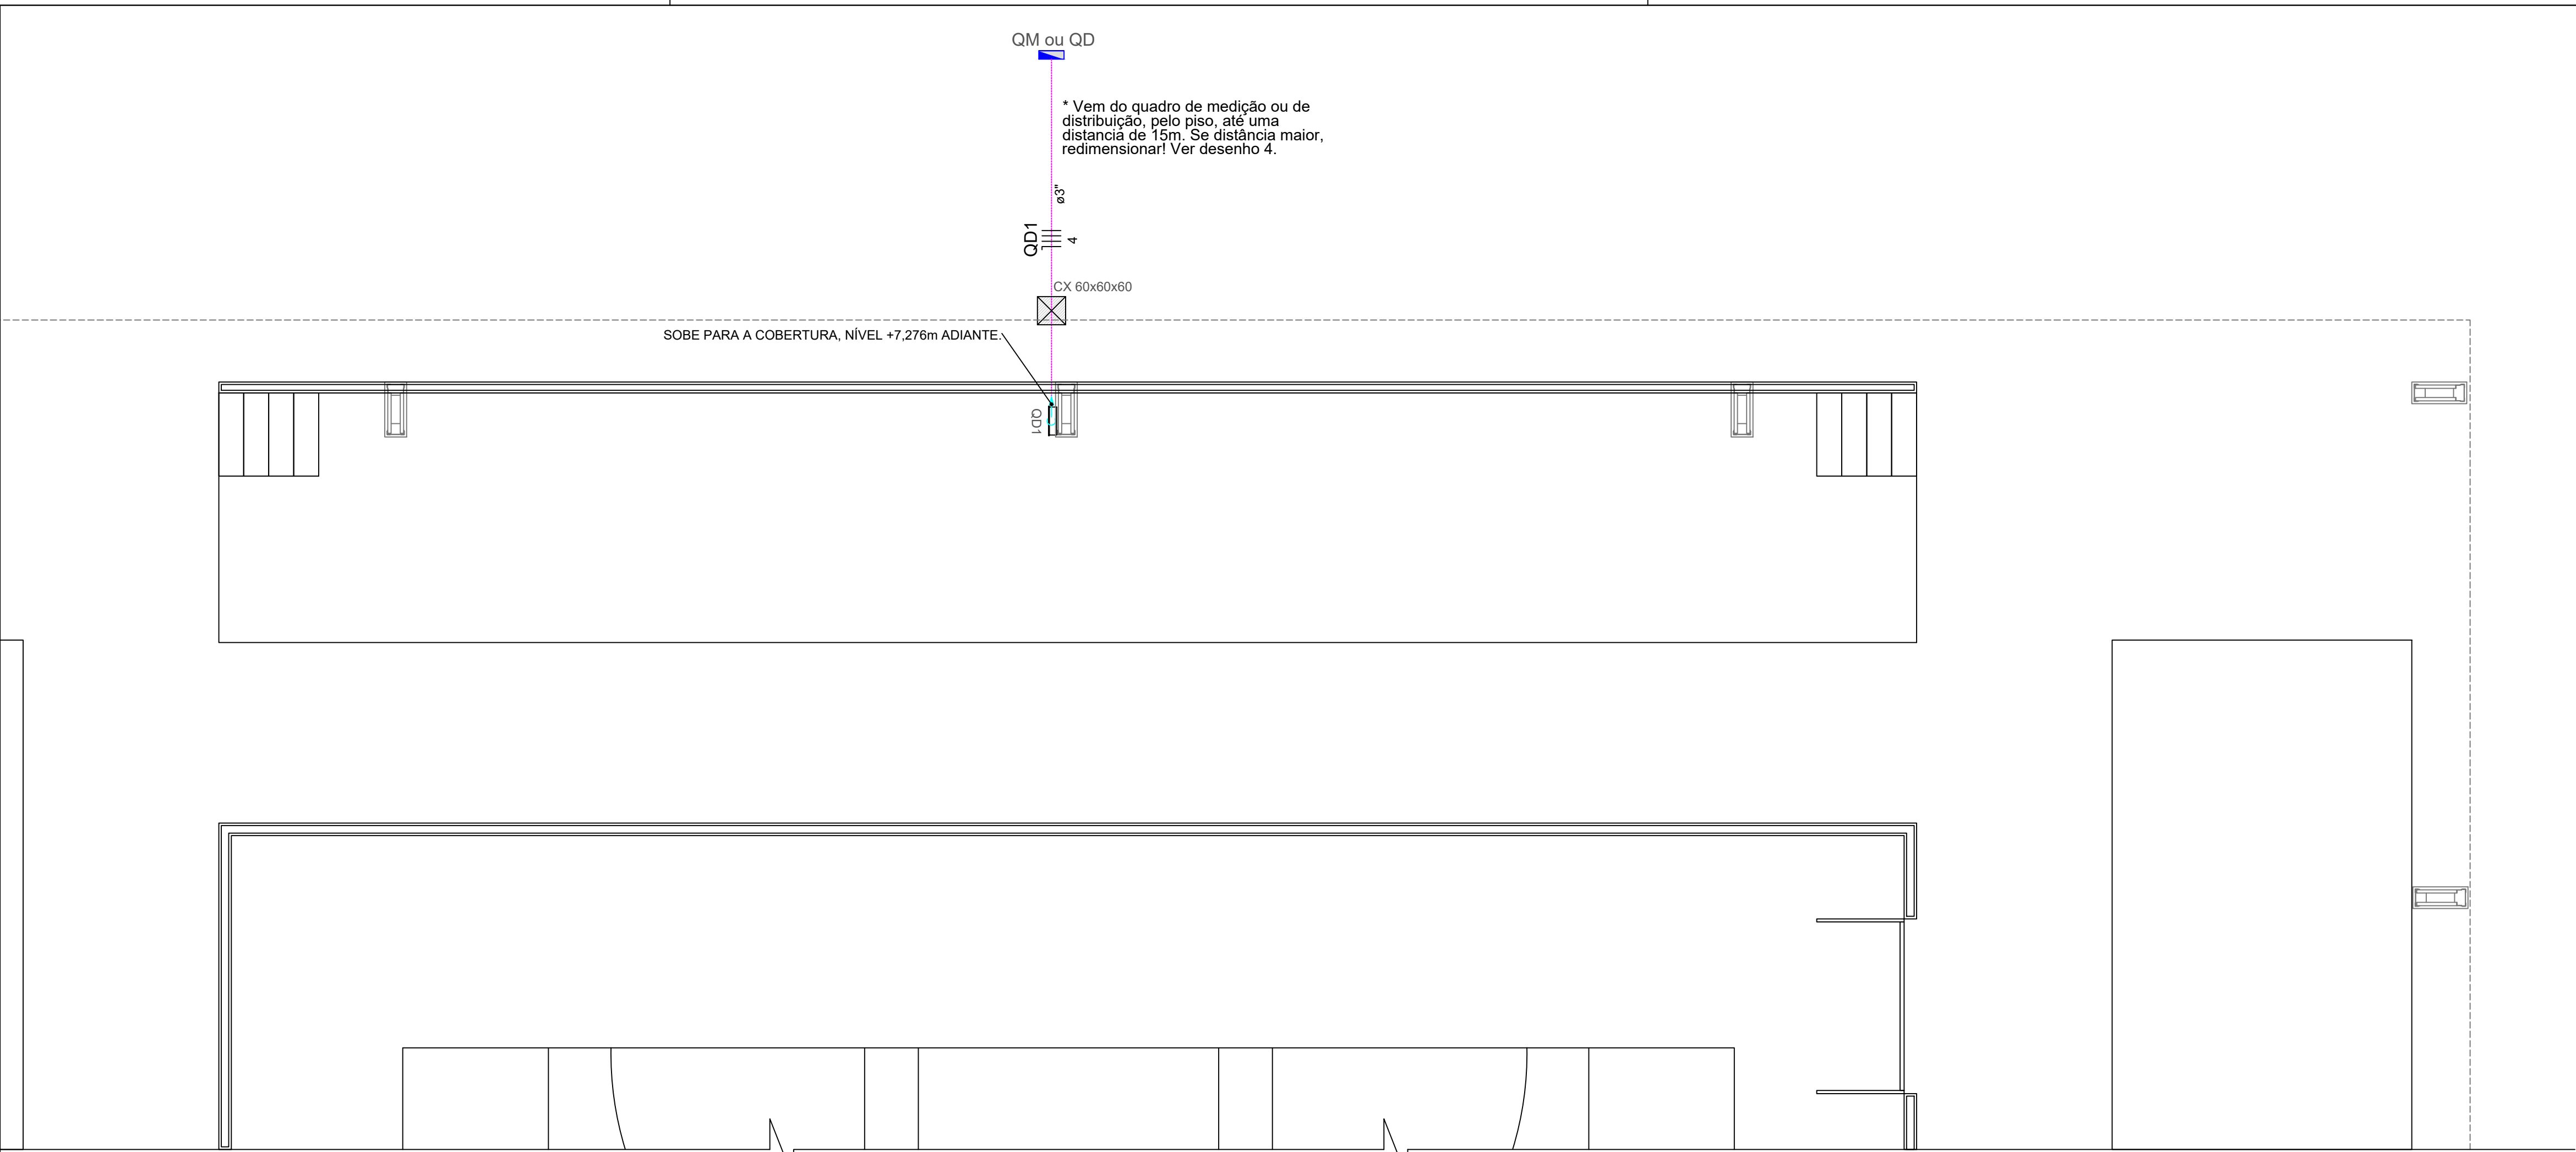


1 PROJETO ELÉTRICO ENTRADA ENERGIA (NÍVEL +0,00m)
ESC:1/75


*NÃO EXISTE NENHUMA OUTRA LIGAÇÃO ELETRICA NA CONTINUIDADE DA EDIFICAÇÃO, NESSE NÍVEL (+0,00M) .

Quadro de Cargas (QD1)															
Circuito	Descrição	Esquema	Método de inst.	Tensão (V)	Pot. total. (VA)	Pot. total. (W)	Fases	Pot. - R (W)	Pot. - S (W)	Pot. - T (W)	FCT	FCA	In' (A)	Ip (A)	Status
11	Iluminação 1	F+N	B1	127 V	800	800	S		800		1.00	0.60	10.5	6.3	OK
12	Iluminação 2	F+N	B1	127 V	800	800	T			800	1.00	0.60	10.5	6.3	OK
13	Iluminação 3	F+N	B1	127 V	800	800	R	800			1.00	0.60	10.5	6.3	OK
14	Iluminação 4	F+N	B1	127 V	800	800	S		800		1.00	0.60	10.5	6.3	OK
15	Iluminação 5	F+N	B1	127 V	800	800	T			800	1.00	0.60	10.5	6.3	OK
16	Iluminação 6	F+N	B1	127 V	800	800	R	800			1.00	1.00	7.9	7.9	OK
17	Iluminação 7	F+N	B1	127 V	400	400	S		400		1.00	1.00	7.9	7.9	OK
TOTAL					5200	5200	R+S+T	1600	2000	1600					


Legenda de condutos	
	Piso

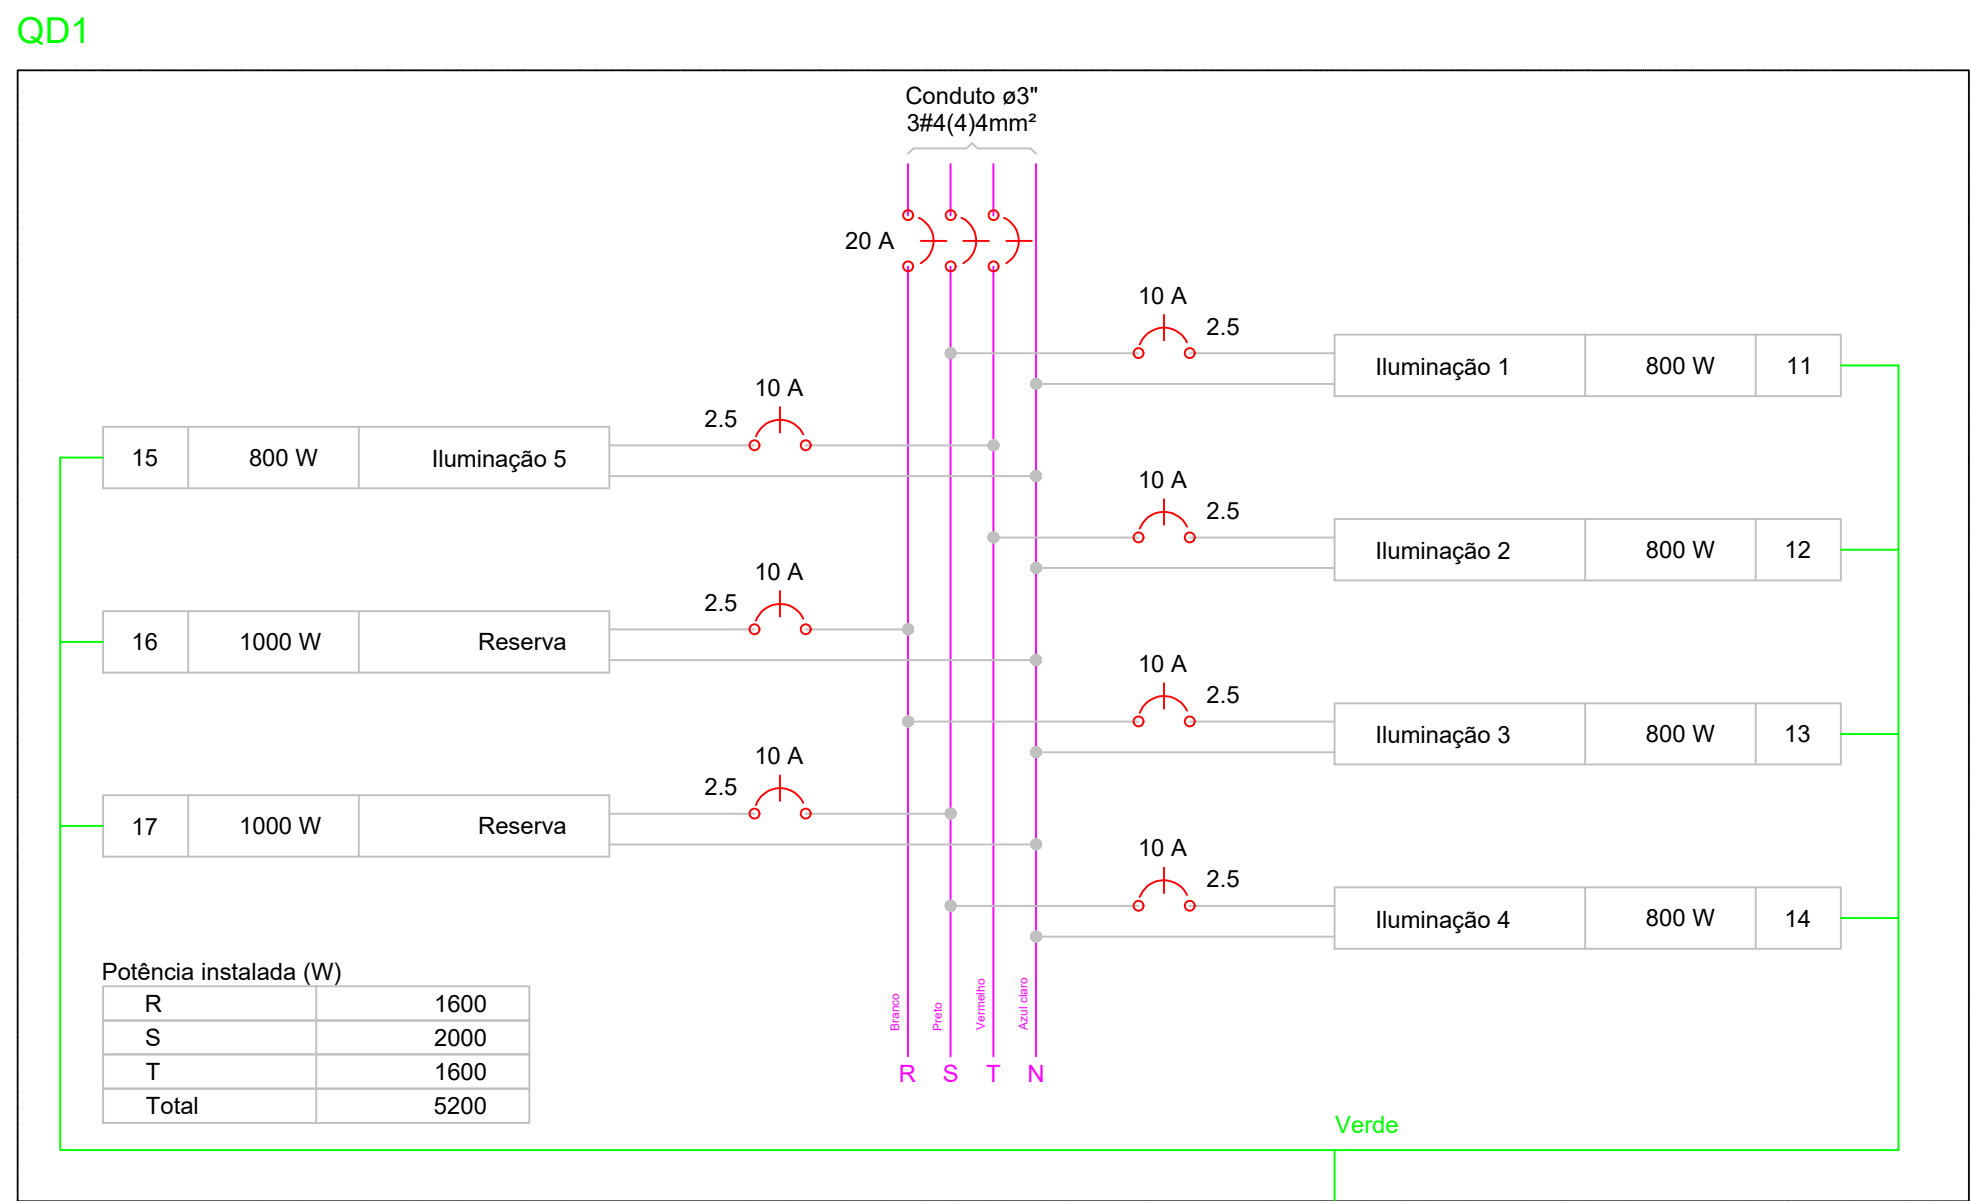


2 QUADRO DE CARGAS E DIAGRAMA MULTIFILAR
S/ESC

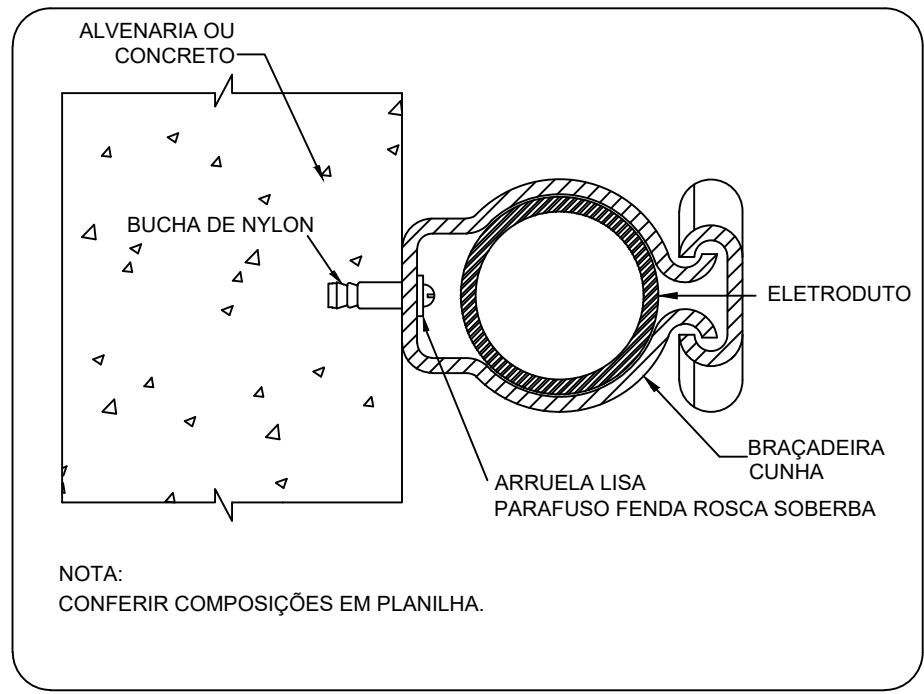

3 DETALHE FIXAÇÃO ELETRODUTO NA SUBIDA P/COBERTURA
S/ESC

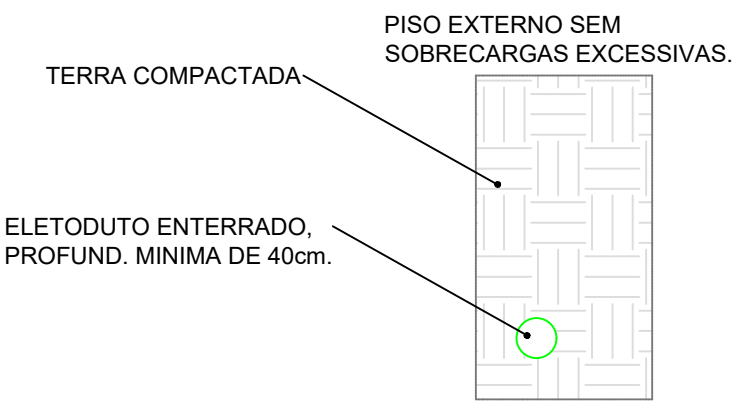

4 DETALHE ELETRODUTO
S/ESC

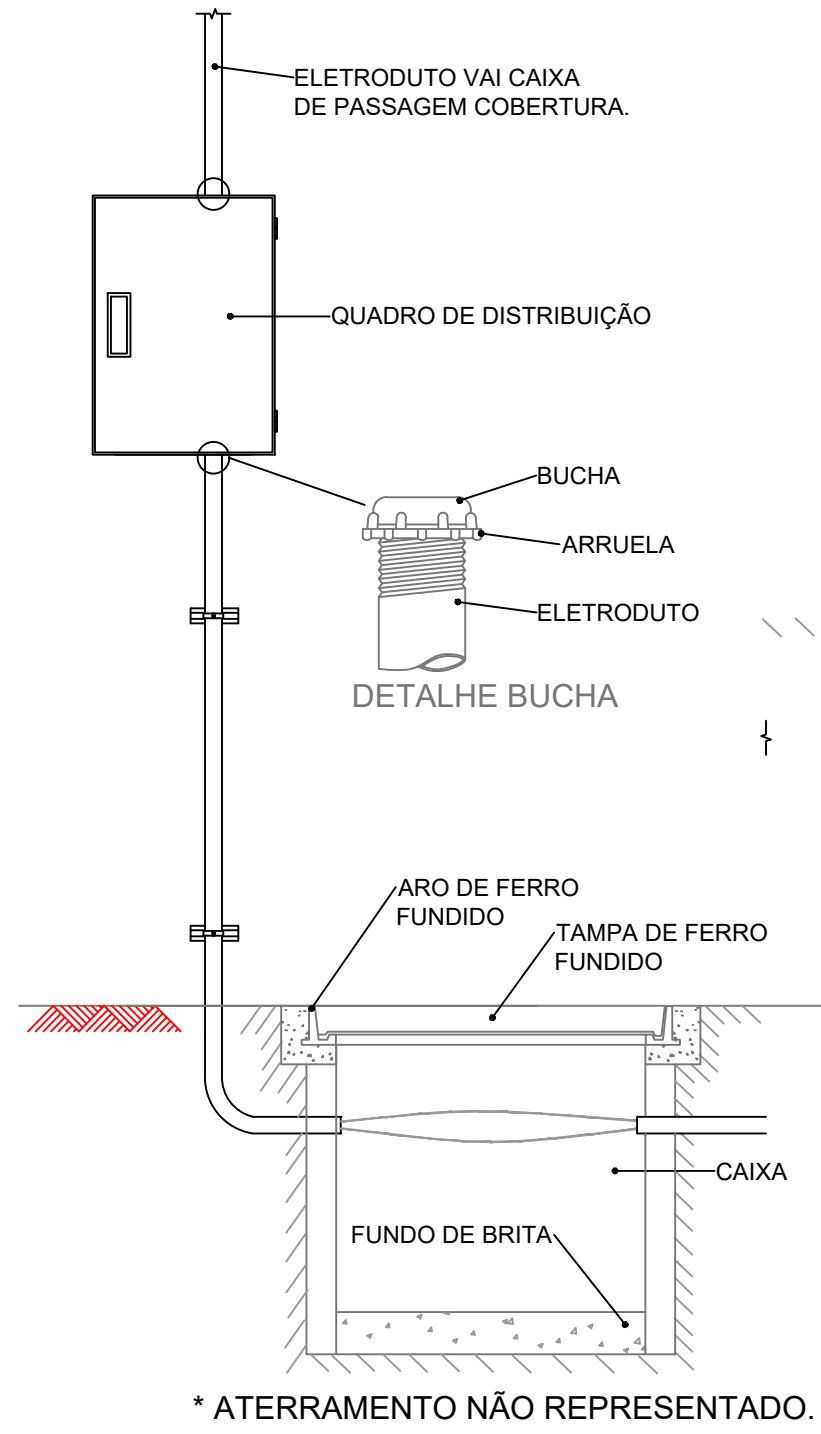


5 DETALHE ENTRADA
S/ESC

Lista de Materiais	
Acessórios p/ eletrodutos	
Luva PVC rosca 3"	1 pç
Acessórios uso geral	
Bucha de nylon S6	8 pç
Parafuso fenda galvan. cab. panela 4,2x32mm autoatarrachante	8 pç
Cabo Unipolar (cobre)	
Isol.PVC - 450/750V (ref. Pirastic Ecoplus BWF Flexível)	60 m
4 mm²	60 m
2.5 mm²	60 m
Dispositivo de Proteção	
Disjuntor Tripolar Termomagnético - norma DIN (Curva C) 20 A - 10 kA	1 pç
Disjuntor Unipolar Termomagnético - norma DIN (Curva C) 10 A - 10 kA	7 pç
Eletroduto PVC rosca	
Braçadeira galvan. tipo cunha 3"	8 pç
Eletroduto, vara 3,0m 3"	18 m
1.1/4"	9 m
CAIXA DE PASSAGEM 60X60X60	
Tampa de ferro em aço fundido	1 pç
Caixa de passagem em alvenaria	1 pç
Quadro distrib. chapa pintada - embutir	
Barr. trif., disj geral, compacto - UL (Ref. Moratori)	
Cap. 14 disj. unip. - In barr. 80 A	1 pç


Legenda detalhada	
Quadro de distribuição	
Quadro distrib. chapa pintada - sobrepor	
Barr. trif., disj geral, compacto - UL (Ref. Moratori)	
Cap. 14 disj. unip. - In barr. 80 A	1pç
Quadro de medição/distribuição existente	
Quadro de medição ou distribuição	
Quadro de medição ou distribuição	1pç
Quadro de medição/distribuição existente	
CX 60x60x60	
Caixa de inspeção em alvenaria 60x60x60	
Tampa em ferro fundido	1pç

RESP. TÉCNICO:		AUTOR:	BRASÃO:	
ANO:	RR:	TIPO:	PRANCHA Nº:	MODIFICAÇÕES
2023	---	ARQ	09/10	A
CORRENTE:				B
PREFEITURA MUNICIPAL DE NOVO ARIPUANÁ/AM				C
OBJETO:				D
CONTRATAÇÃO DE EMPRESA ESPECIALIZADA EM OBRAS E SERVIÇOS DE ENGENHARIA PARA EXECUTAR AMPLIAÇÃO E ADEQUAÇÕES NA QUADRA POLIESPORTIVA DO MUNICÍPIO DE NOVO ARIPUANÁ/AM				E
CONTEÚDO:				F
PROJETO ELÉTRICO				G
RESPONSÁVEL TÉCNICO:				H
ENG. JOÃO LÚCIO GALVÃO GONÇALVES / 6795-D/AM-RR				I
PREFEITO MUNICIPAL:			ÁREA TOTAL:	
JOCIONE DOS SANTOS SOUZA			926,19 M2	
DESENHO:			ESCALA:	
ARQ. IZABELLA GOUVEA CARDOSO / A287659-0			INDICADA	



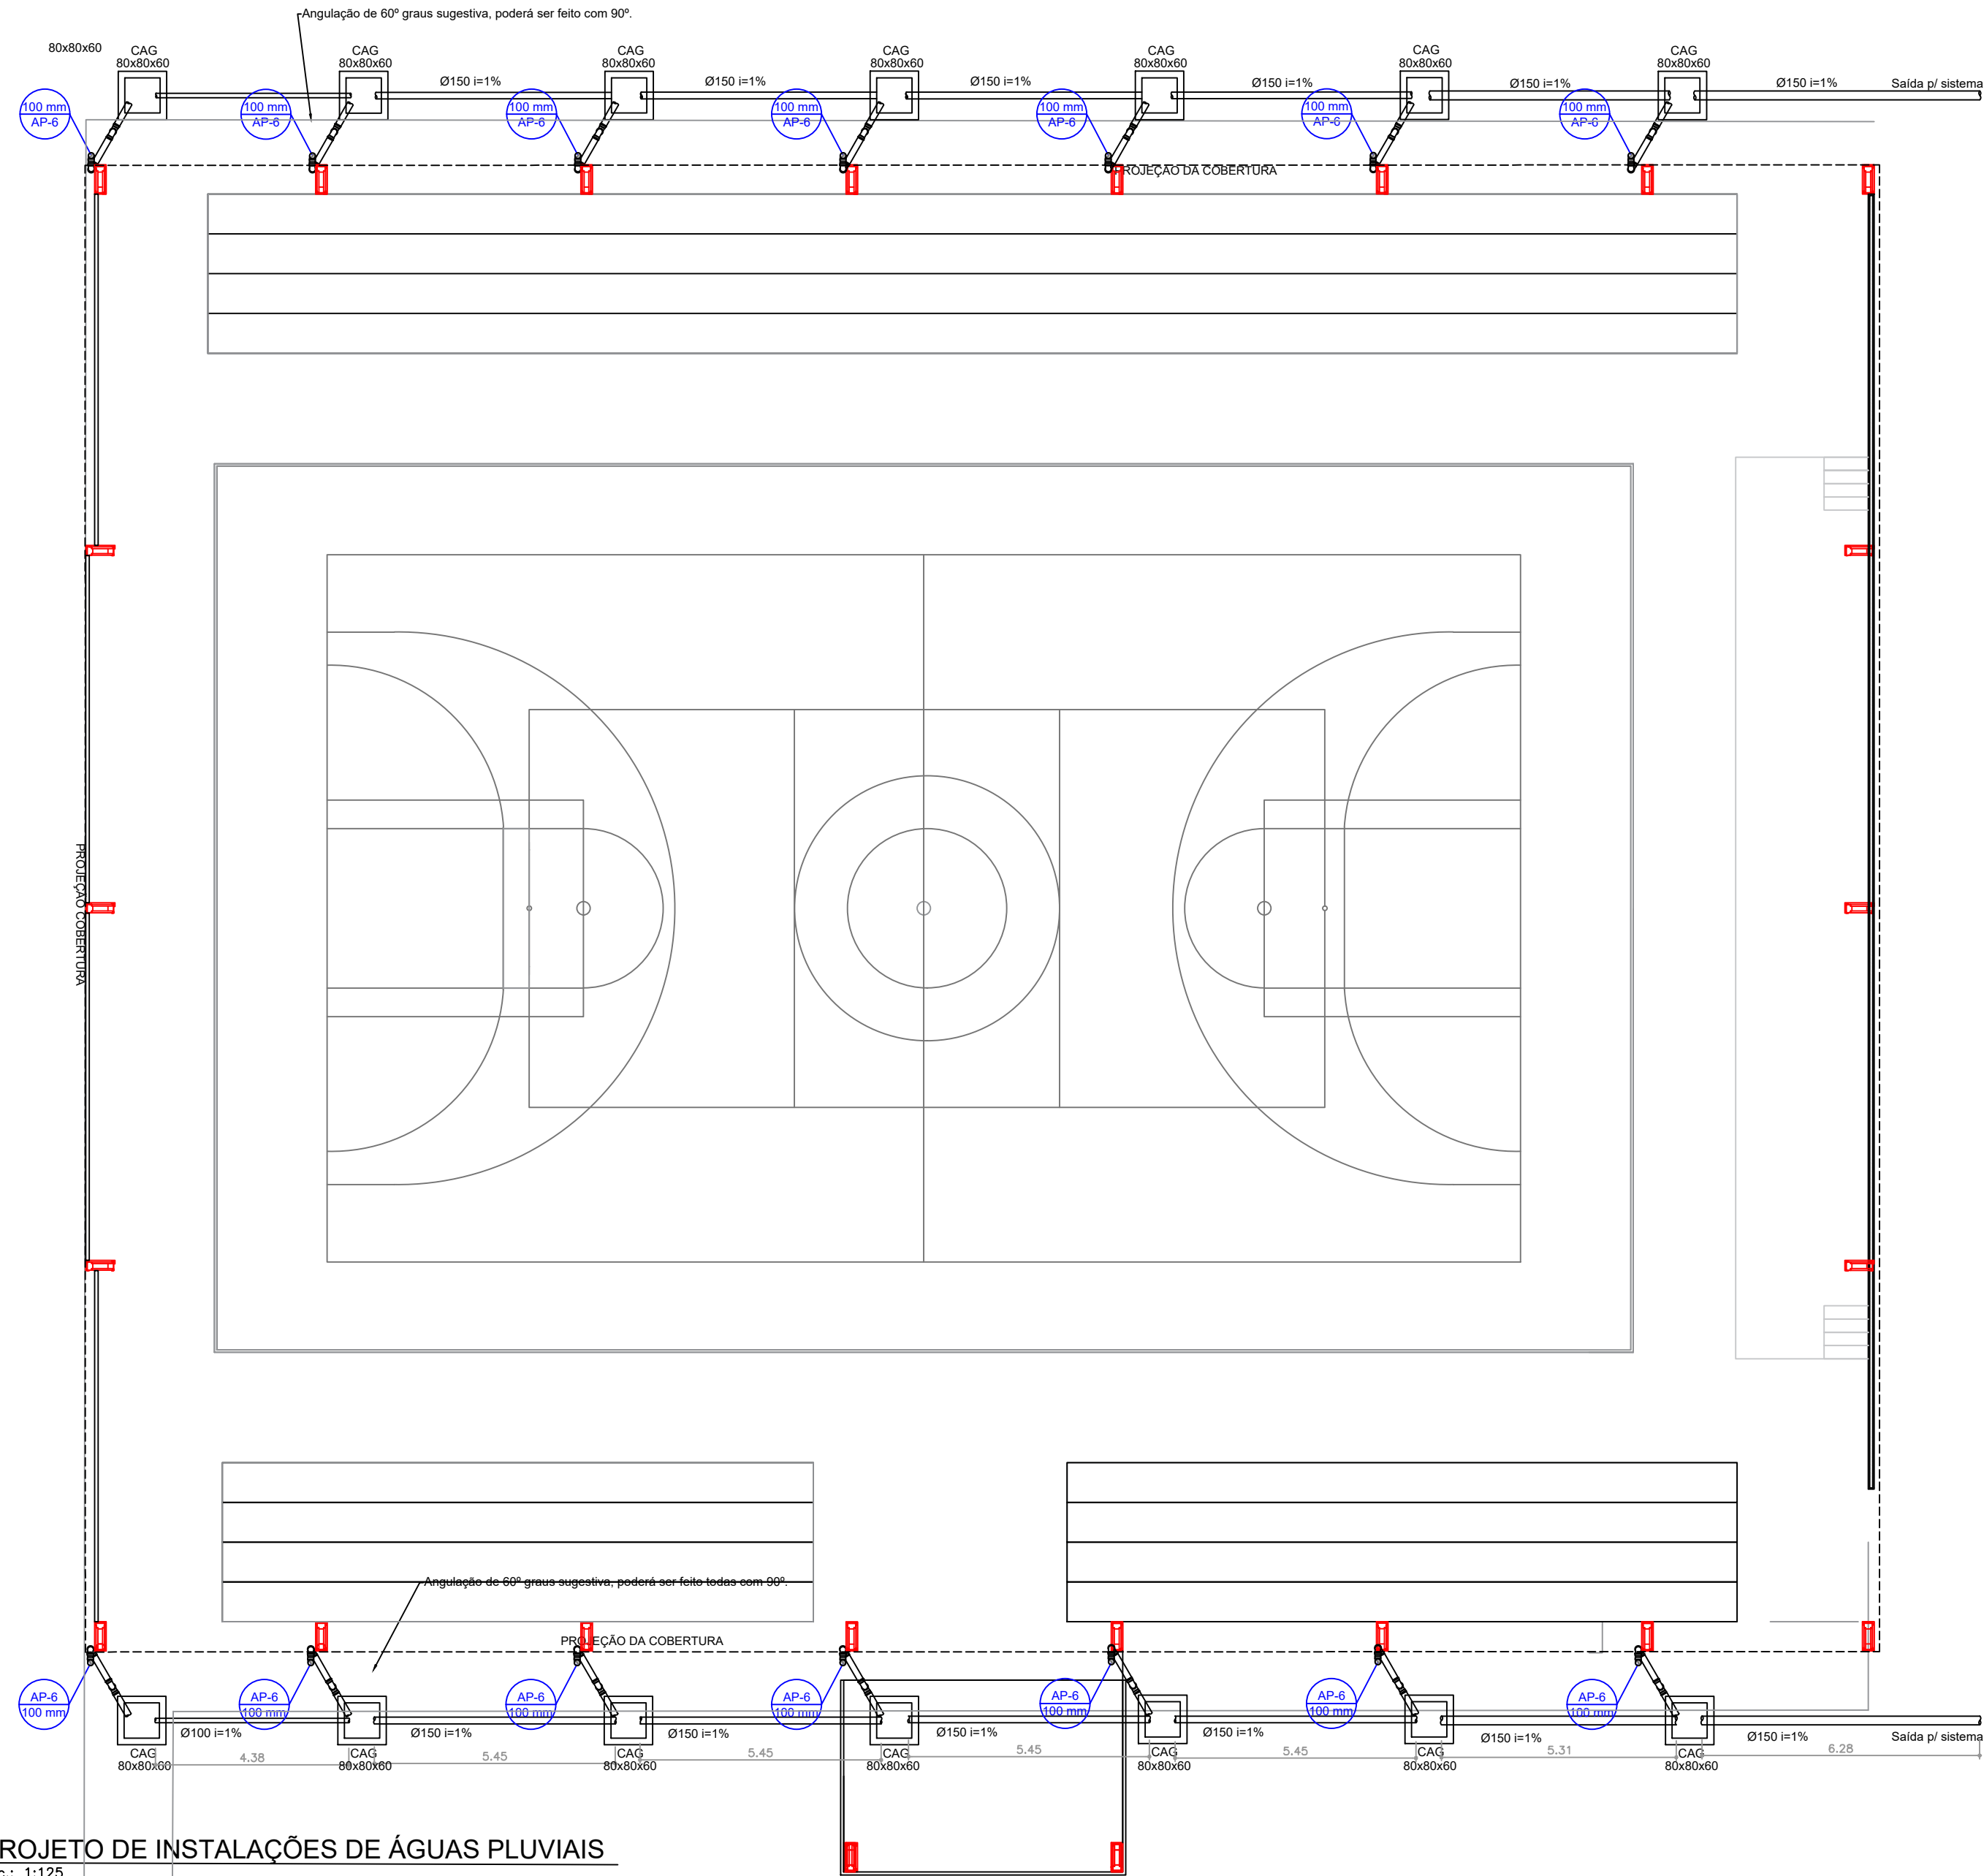


1 PROJETO DE INSTALAÇÕES DE ÁGUAS PLUVIAIS
Esc.: 1:125

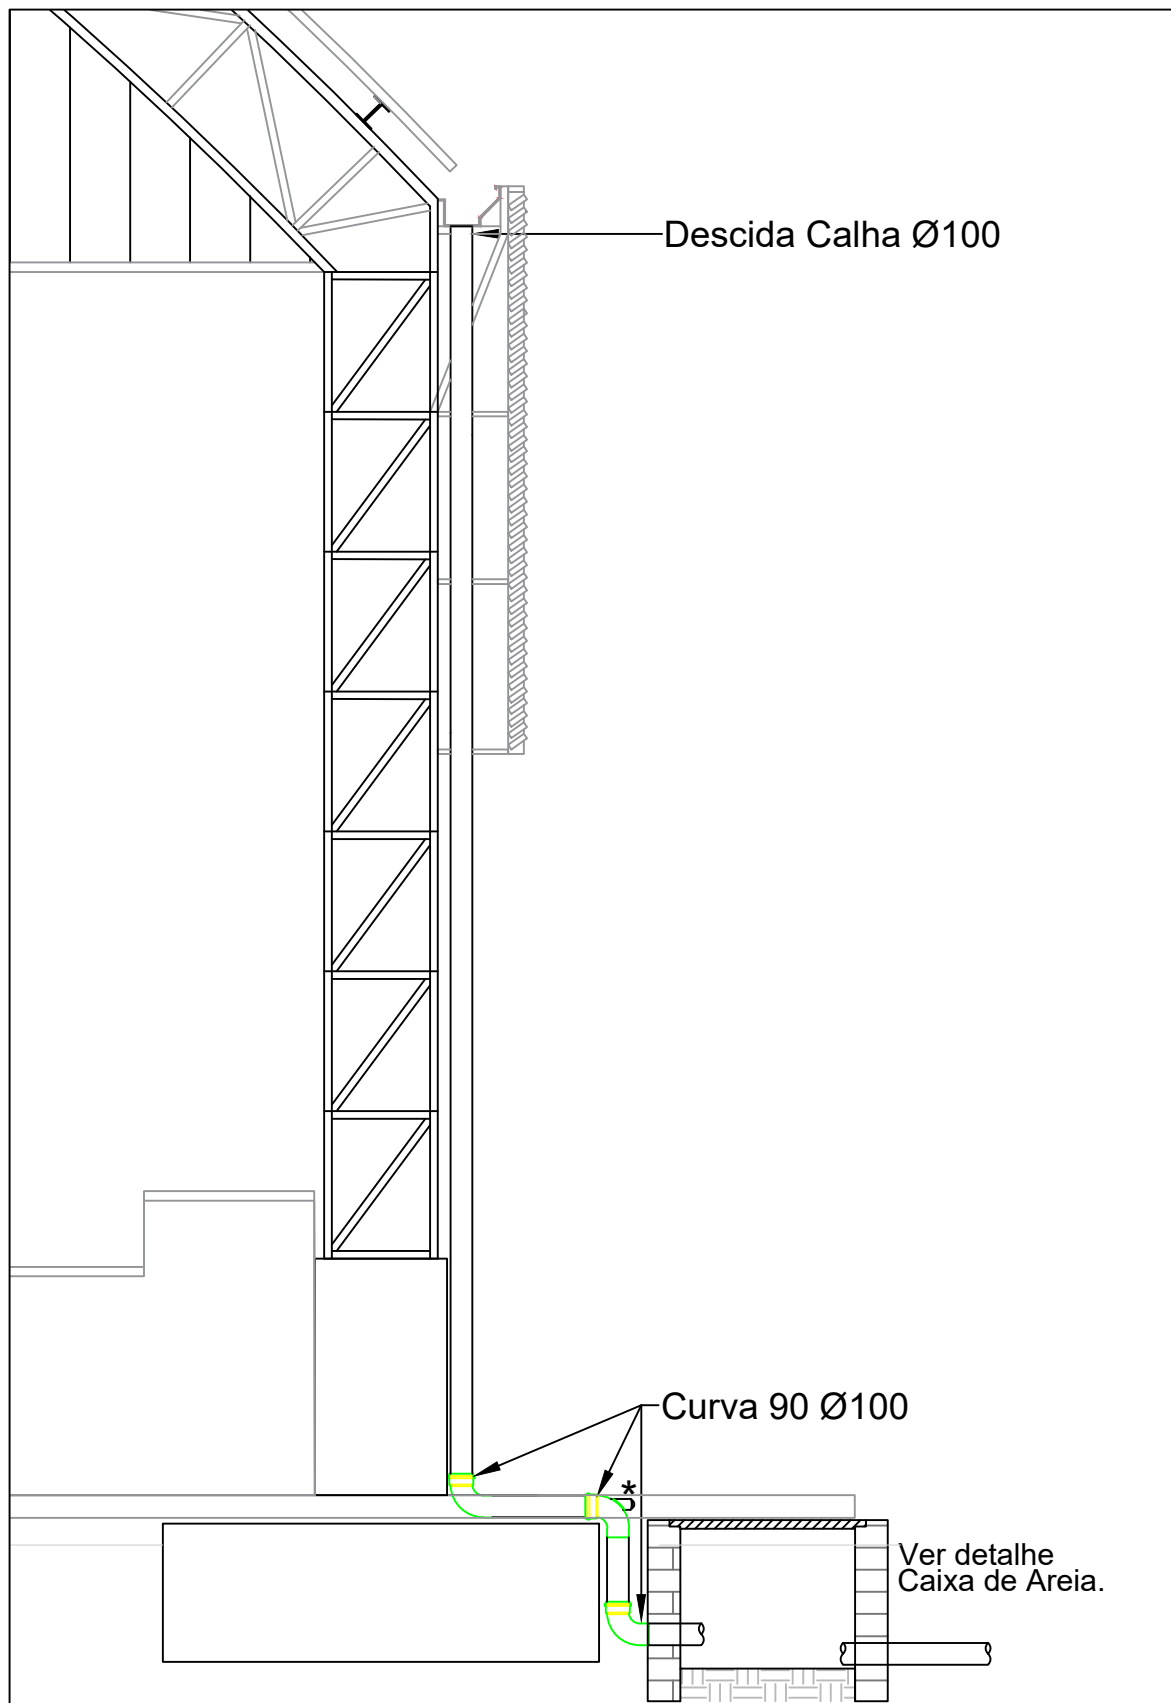


5 DETALHE DESCIDA DAS AGUAS PLUVIAIS.
ESCALA 1/25


LISTA MATERIAL		
TUBO PVC 100mm	54.00	Metros
TUBO PVC 150mm	75.56	Metros
JOELHO 45 100mm	22.00	un
JOELHO 90 100mm	28.00	un
JUNÇÃO 100x100mm	2.00	un
CAIXA DE AREIA	14.00	un

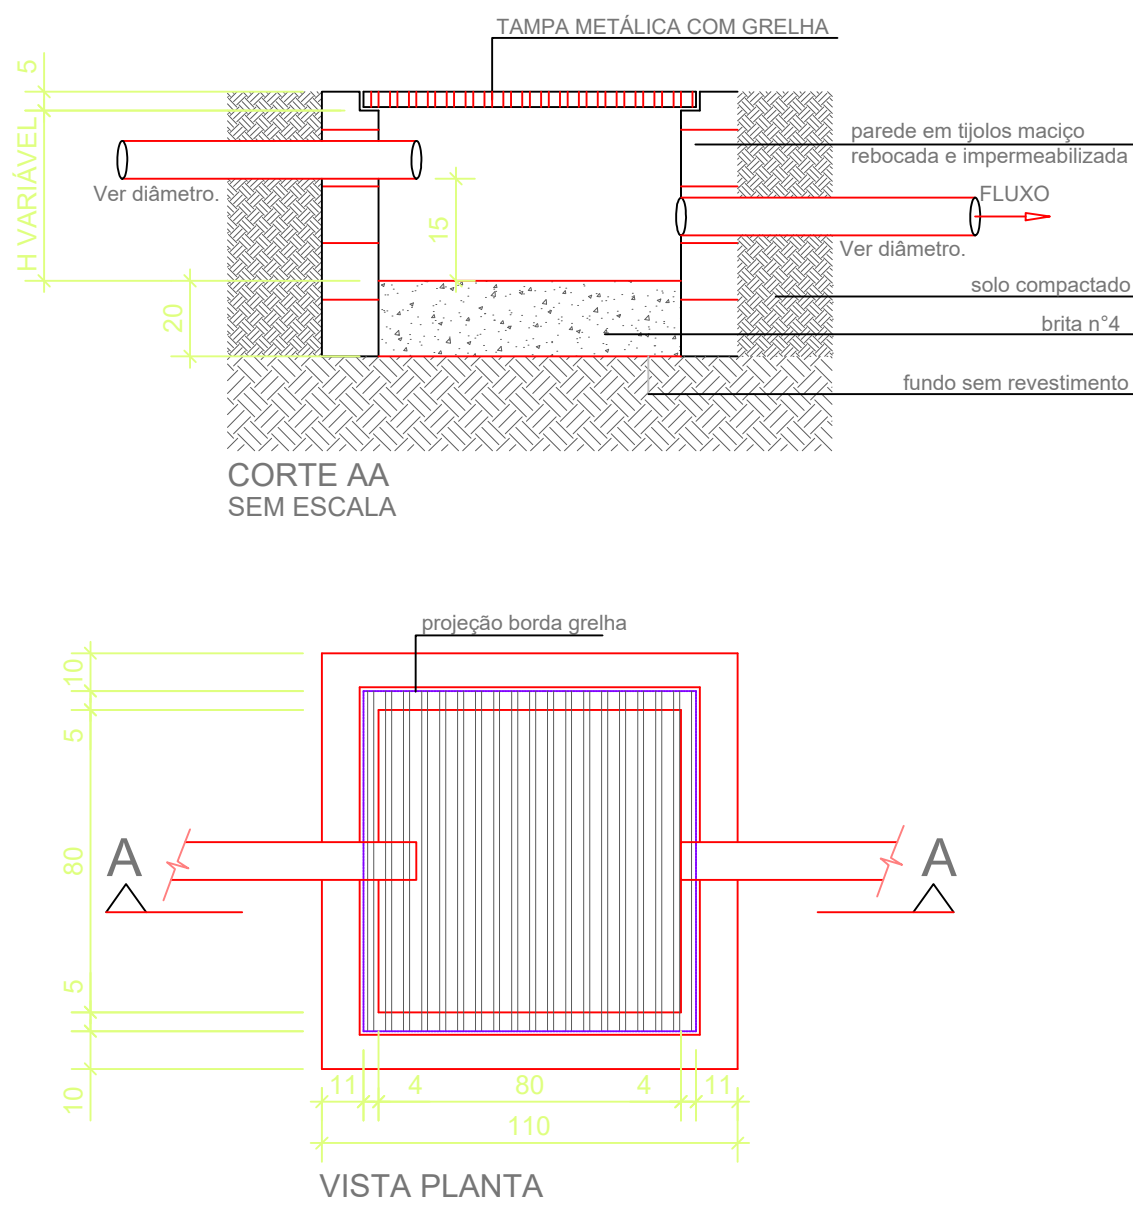

2 DETALHE CAIXA DE AREIA 80x80cm
ESCALA 1/20

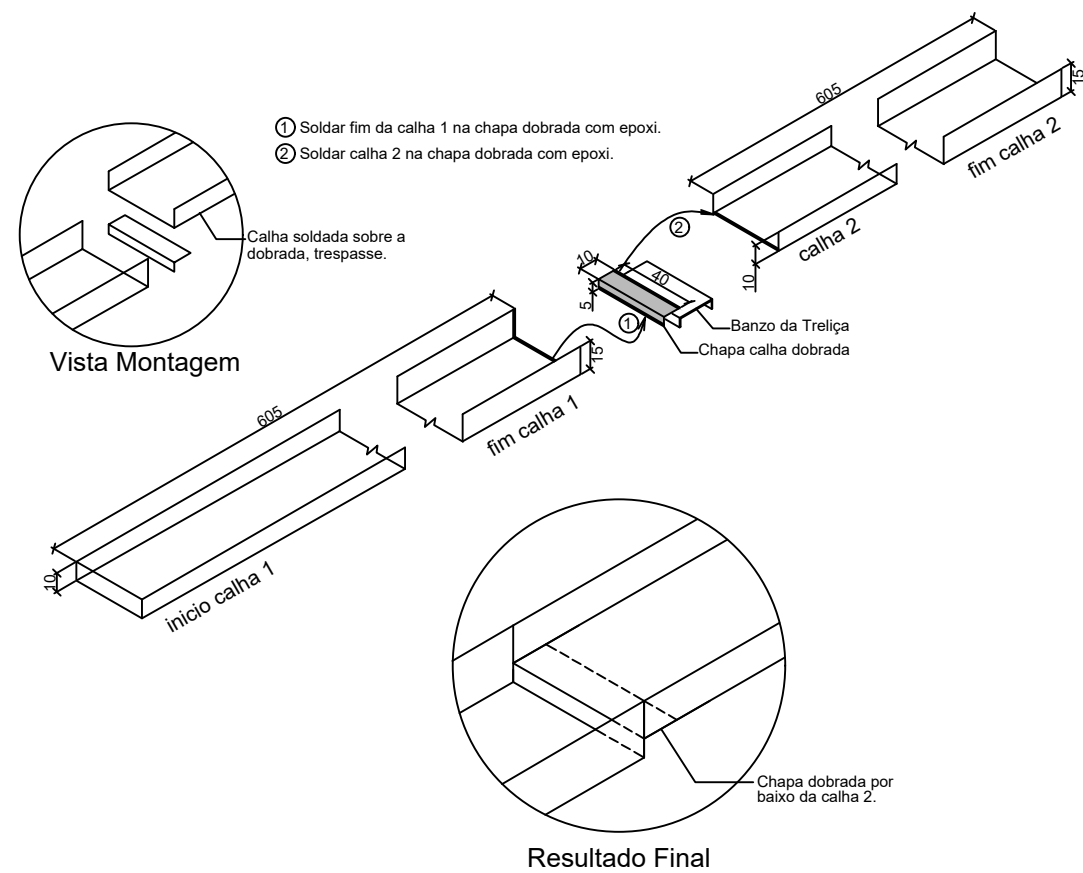

3 DETALHE CONEXÃO E EMENDA CALHAS
ESCALA: SEM

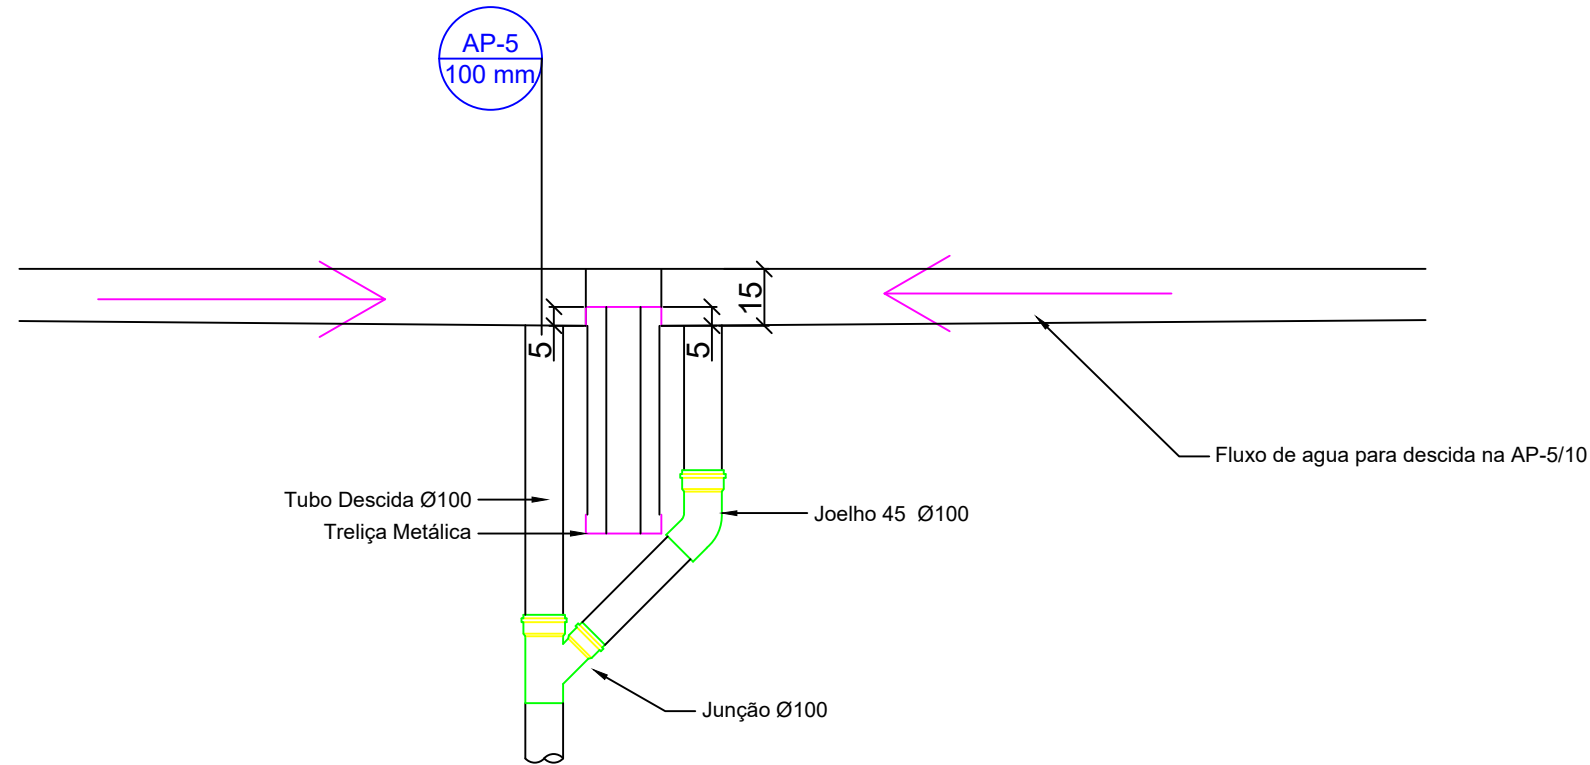


4 DETALHE DESCIDA AP5 e AP-10
ESCALA: SEM

Atenção às descidas AP-5 e AP-10, são as únicas com esse detalhe.

RESP. TÉCNICO:		AUTOR:		BRASÃO:	
				 PREFEITO DE NOVO ARIPUANÃ FAZENDO MAIS POR VOCÊ	
ANO:	RR:	TIPO:	PRANCHA Nº	MODIFICAÇÕES	
2023	---	ARQ	10/10	A	
CONVENIENTE: PREFEITURA MUNICIPAL DE NOVO ARIPUANÃ/AM				B	
				C	
LOCAL: MUNICÍPIO DE NOVO ARIPUANÃ/AM				D	
OBJETO: CONTRATAÇÃO DE EMPRESA ESPECIALIZADA EM OBRAS E SERVIÇOS DE ENGENHARIA PARA EXECUTAR AMPLIAÇÃO E ADEQUAÇÕES NA QUADRA POLIESPORTIVA DO MUNICÍPIO DE NOVO ARIPUANÃ/AM				E	
				F	
CONTEÚDO: PROJETO DE ÁGUAS PLUVIAIS				G	
RESPONSÁVEL TÉCNICO: ENG. JOÃO LÚCIO GALVÃO GONÇALVES / 6795-D/AM-RR				H	
PREFEITO MUNICIPAL: JOCIONE DOS SANTOS SOUZA				I	
DESENHO: ARQ. IZABELLA GOUVEA CARDOSO / A287659-0				ESCALA: INDICADA	



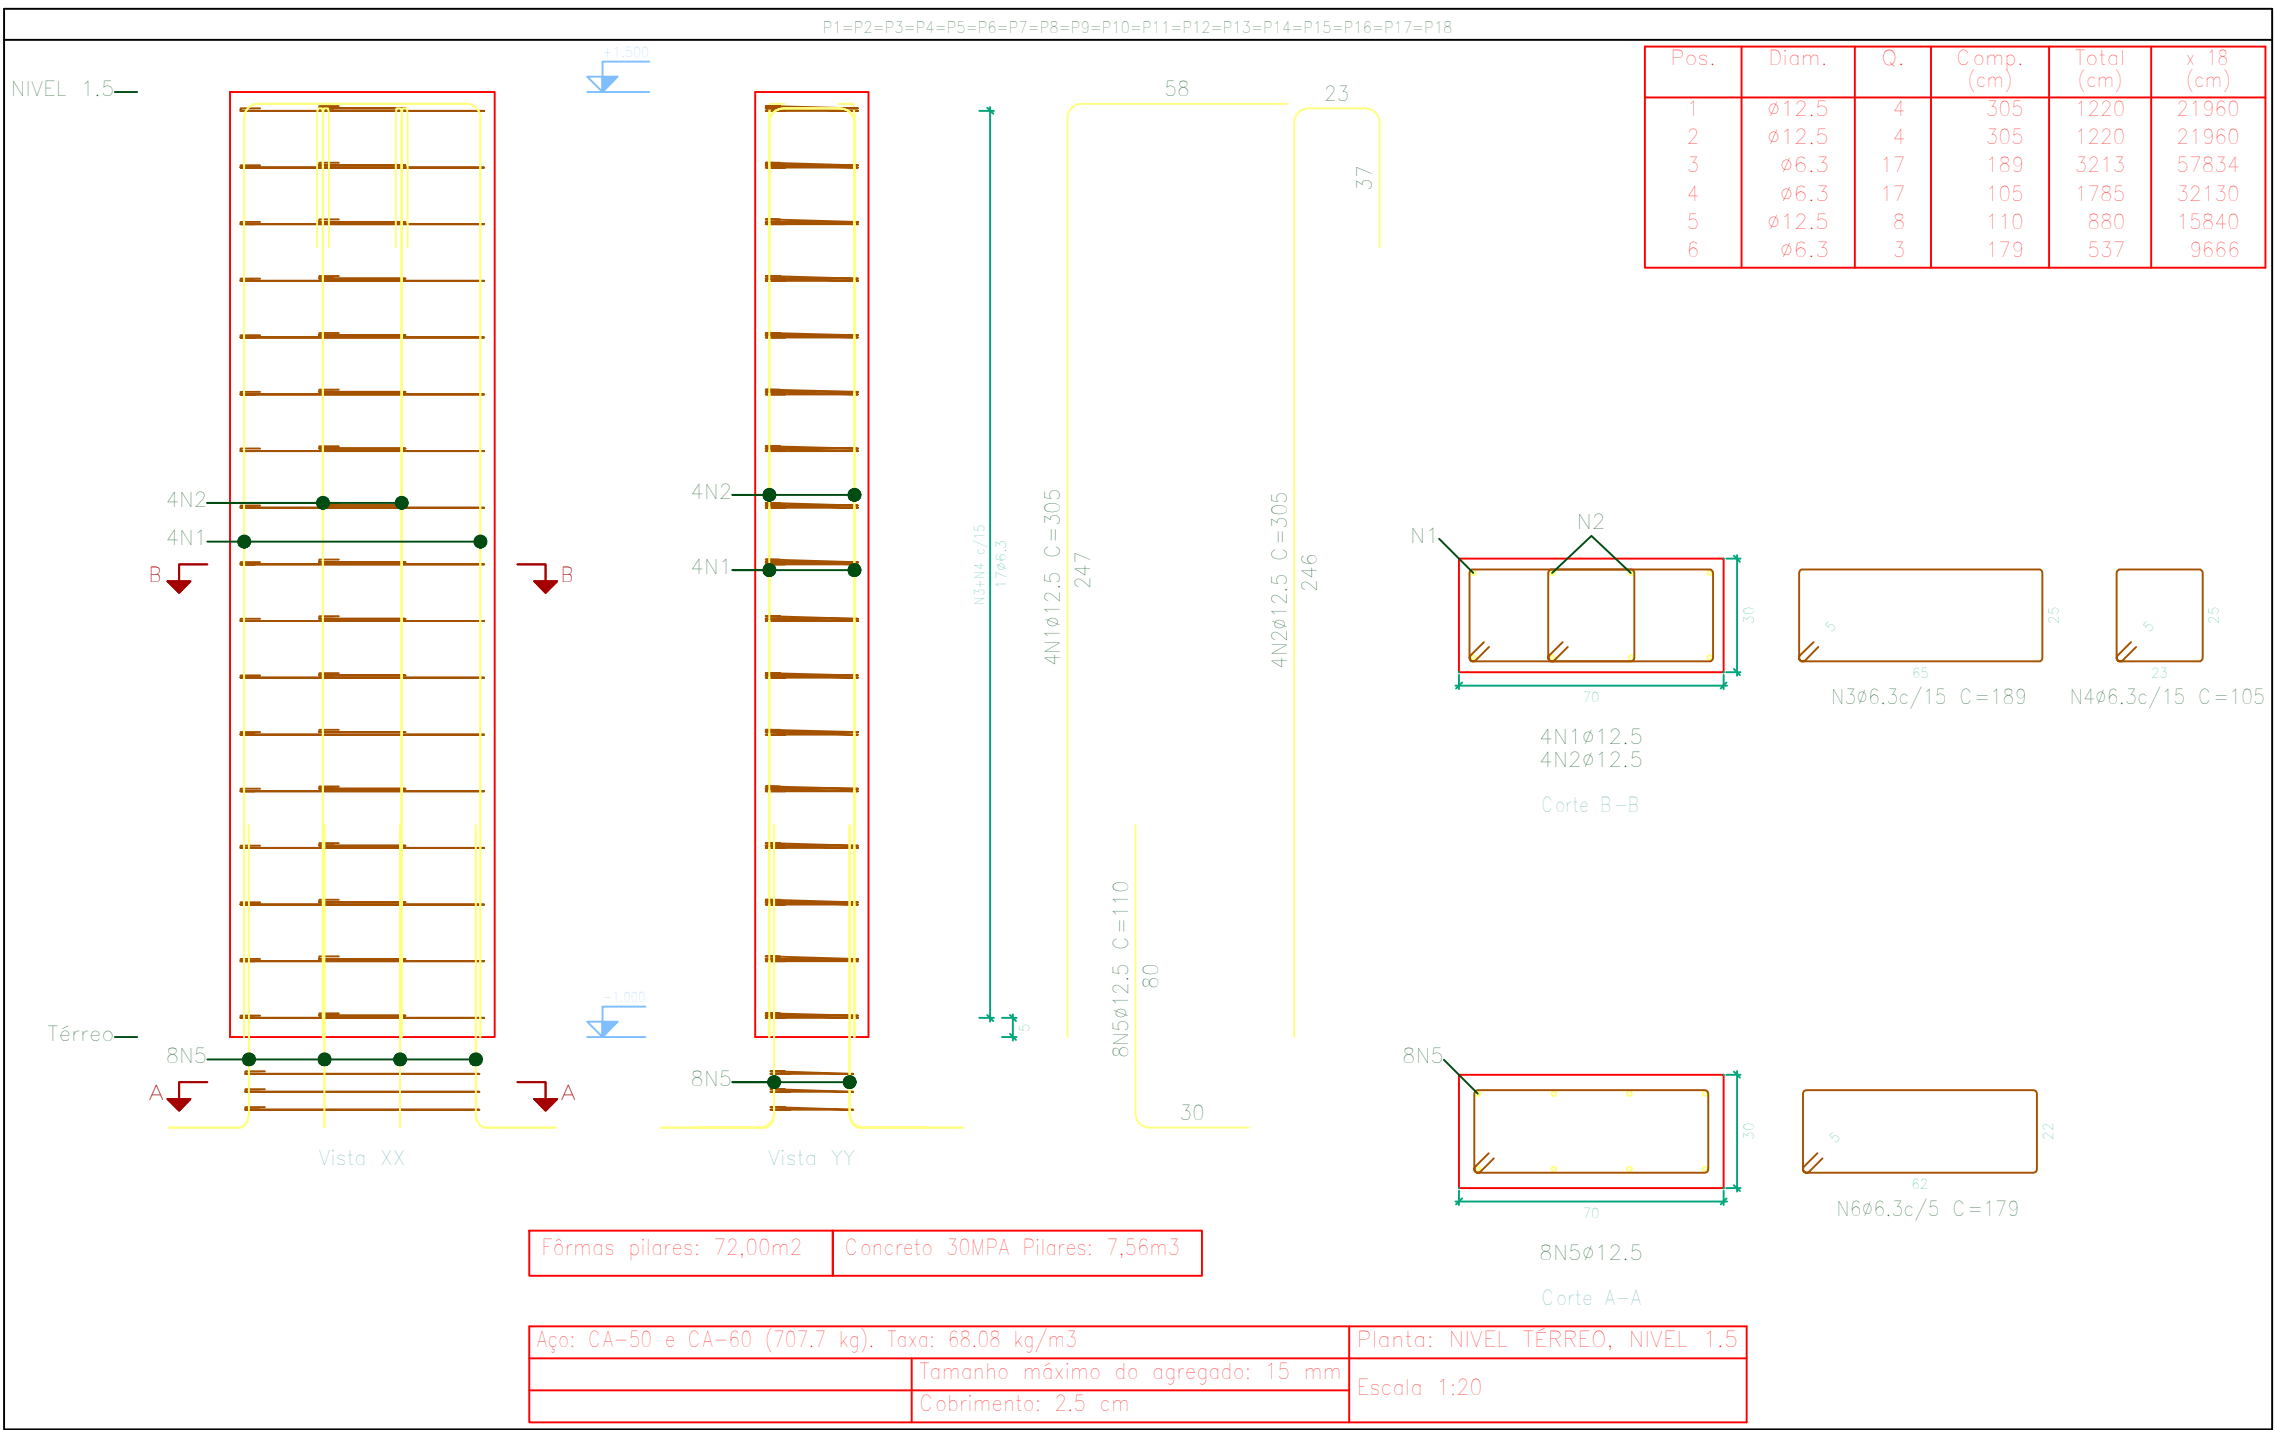

Resumo Aço Terreno	Comp. total (m)	Peso+10% (kg)	Total
CA-50	136,8	37	
CA-60	328,8	223	
CA-50 e CA-60	207,4	220	480

QUADRO DE ELEMENTOS DE FUNDAÇÃO				
Referências	Dimensões (cm)	Usos (cm)	Armadura (kg)	Armadura (kg)
P1, P2, P3, P4, P5, P6, P7, P8, P9, P10, P11, P12, P13, P14, P15, P16, P17, P18, P19, P20, P21, P22, P23 e P24	120x120	30	5x10c/26	5x10c/26


Resumo Aço Pilares	Comp. total (m)	Peso+10% (kg)	Total
CA-50	1328,4	358	
CA-60	796,8	844	1202

Elemento	Pos.	Diâm.	Q.	Esquema (cm)	Comp. (cm)	Total (cm)	CA-50 (kg)	CA-60 (kg)
P19=P20=P21=P22 P23=P24	1	12,5	4		305	1220	11,6	
	2	12,5	4		305	1220	11,6	
	3	6,3	17		189	3213	7,9	
	4	6,3	17		105	1785	4,4	
	5	12,5	8		110	880	8,3	
P1=P2=P3=P4=P5 P6=P7=P8=P9=P10 P11=P12=P13=P14 P15=P16=P17=P18	1	12,5	4		305	1220	11,6	
	2	12,5	4		305	1220	11,6	
	3	6,3	17		189	3213	7,9	
	4	6,3	17		105	1785	4,4	
	5	12,5	8		110	880	8,3	
P19=P20=P21=P22 P23=P24	1	12,5	4		305	1220	11,6	
	2	12,5	4		305	1220	11,6	
	3	6,3	17		189	3213	7,9	
	4	6,3	17		105	1785	4,4	
	5	12,5	8		110	880	8,3	

P1, P2, P3, P4, P5, P6, P7, P8, P9, P10, P11, P12, P13, P14, P15, P16, P17 e P18



P1, P2, P3, P4, P5, P6, P7, P8, P9, P10, P11, P12, P13, P14, P15, P16, P17 e P18

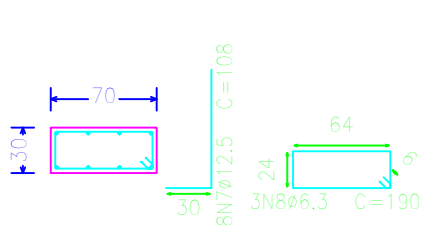


Pilares que nascem em NÍVEL TERREO e chegam em NÍVEL 1,5



Aço das barras: CA-50 e CA-60

Aço dos estribos: CA-50 e CA-60

P19, P20, P21, P22, P23 e P24

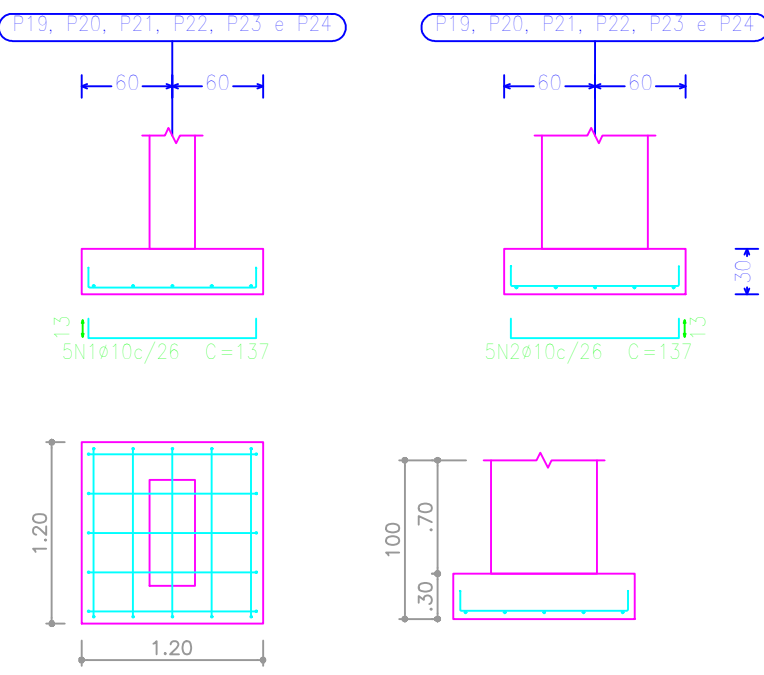


P19, P20, P21, P22, P23 e P24

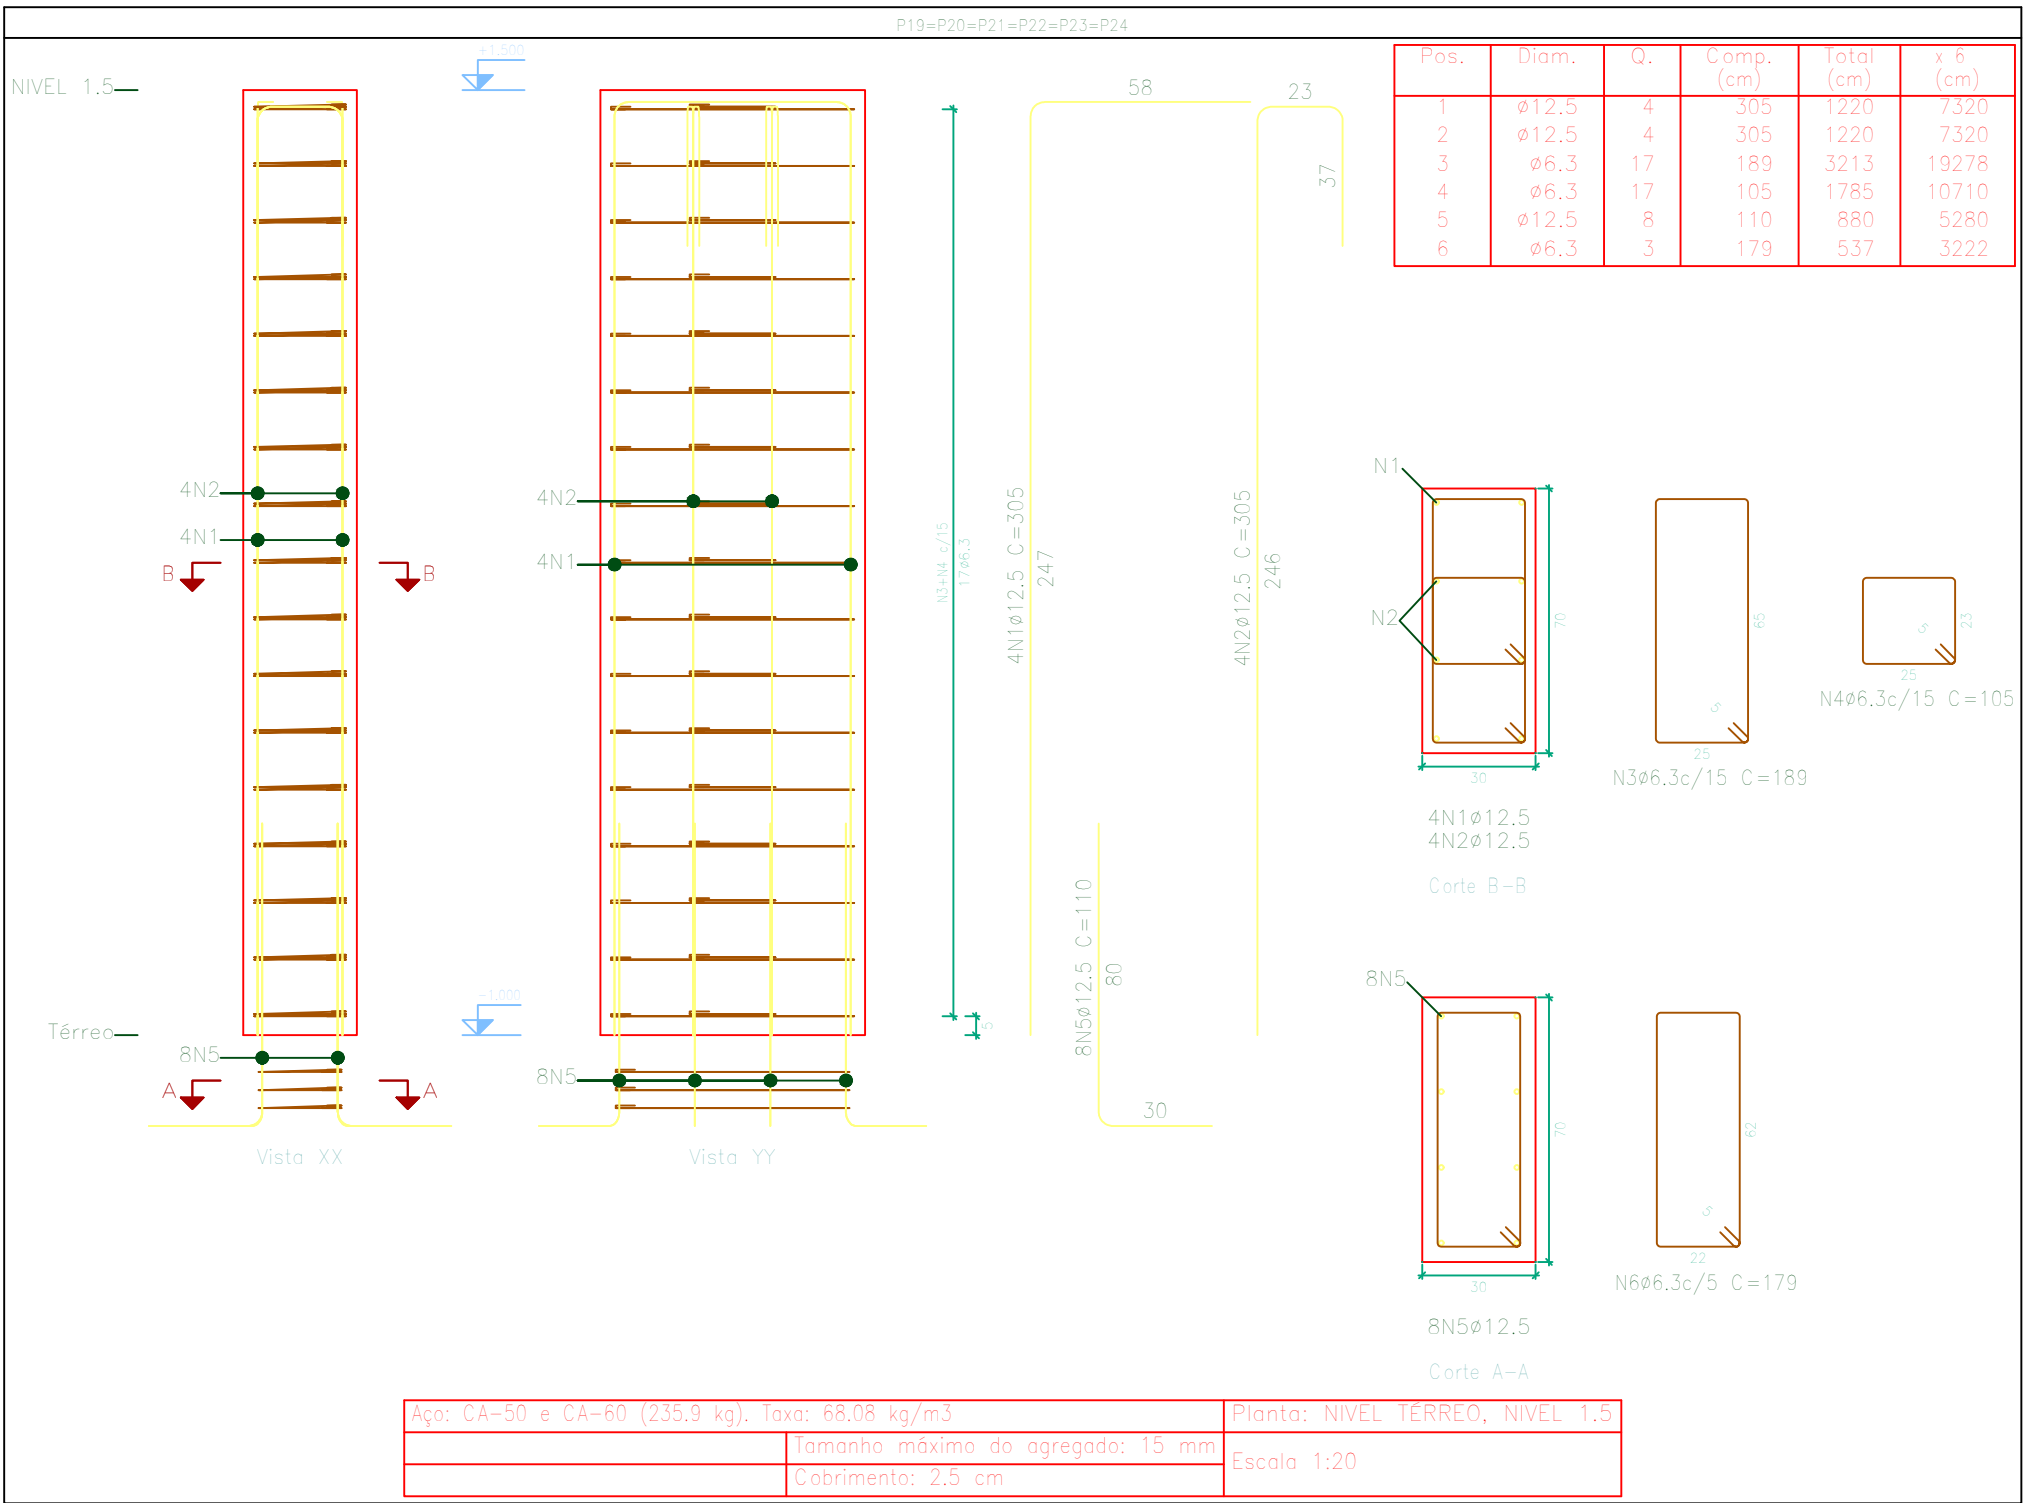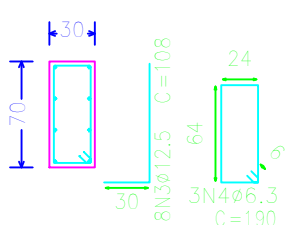

Fôrmas Blocos: 34,56m² Concreto 30MPa Blocos: 10,37m³


Fôrmas Arranque: 80,64m² Concreto 30MPa Arranque: 3,53m³

RESP. TÉCNICO:	AUTOR:	BRASÃO:
		
ANO: 2023	RTT: ---	TIPO: EST
PRONCHIA Nº: 01/02	MODIFICAÇÕES	
CONVENIENTE: PREFEITURA MUNICIPAL DE NOVO ARIPUANÃ/AM		LOCAL: MUNICÍPIO DE NOVO ARIPUANÃ/AM
OBJETO: CONTRATAÇÃO DE EMPRESA ESPECIALIZADA EM OBRAS E SERVIÇOS DE ENGENHARIA PARA EXECUTAR AMPLIAÇÃO E ADEQUAÇÕES NA QUADRA POLIESPORTIVA DO MUNICÍPIO DE NOVO ARIPUANÃ/AM		CONTEÚDO: PROJETO ESTRUTURAL
RESPONSÁVEL TÉCNICO: ENG. JOÃO LÚCIO GALVÃO GONÇALVES / 6795-D/AM-RR		ÁREA TOTAL: 926,19 M2
DESENHO: ARQ. IZABELLA GOUVEA CARDOSO / A287659-0		ESCALA: INDICADA

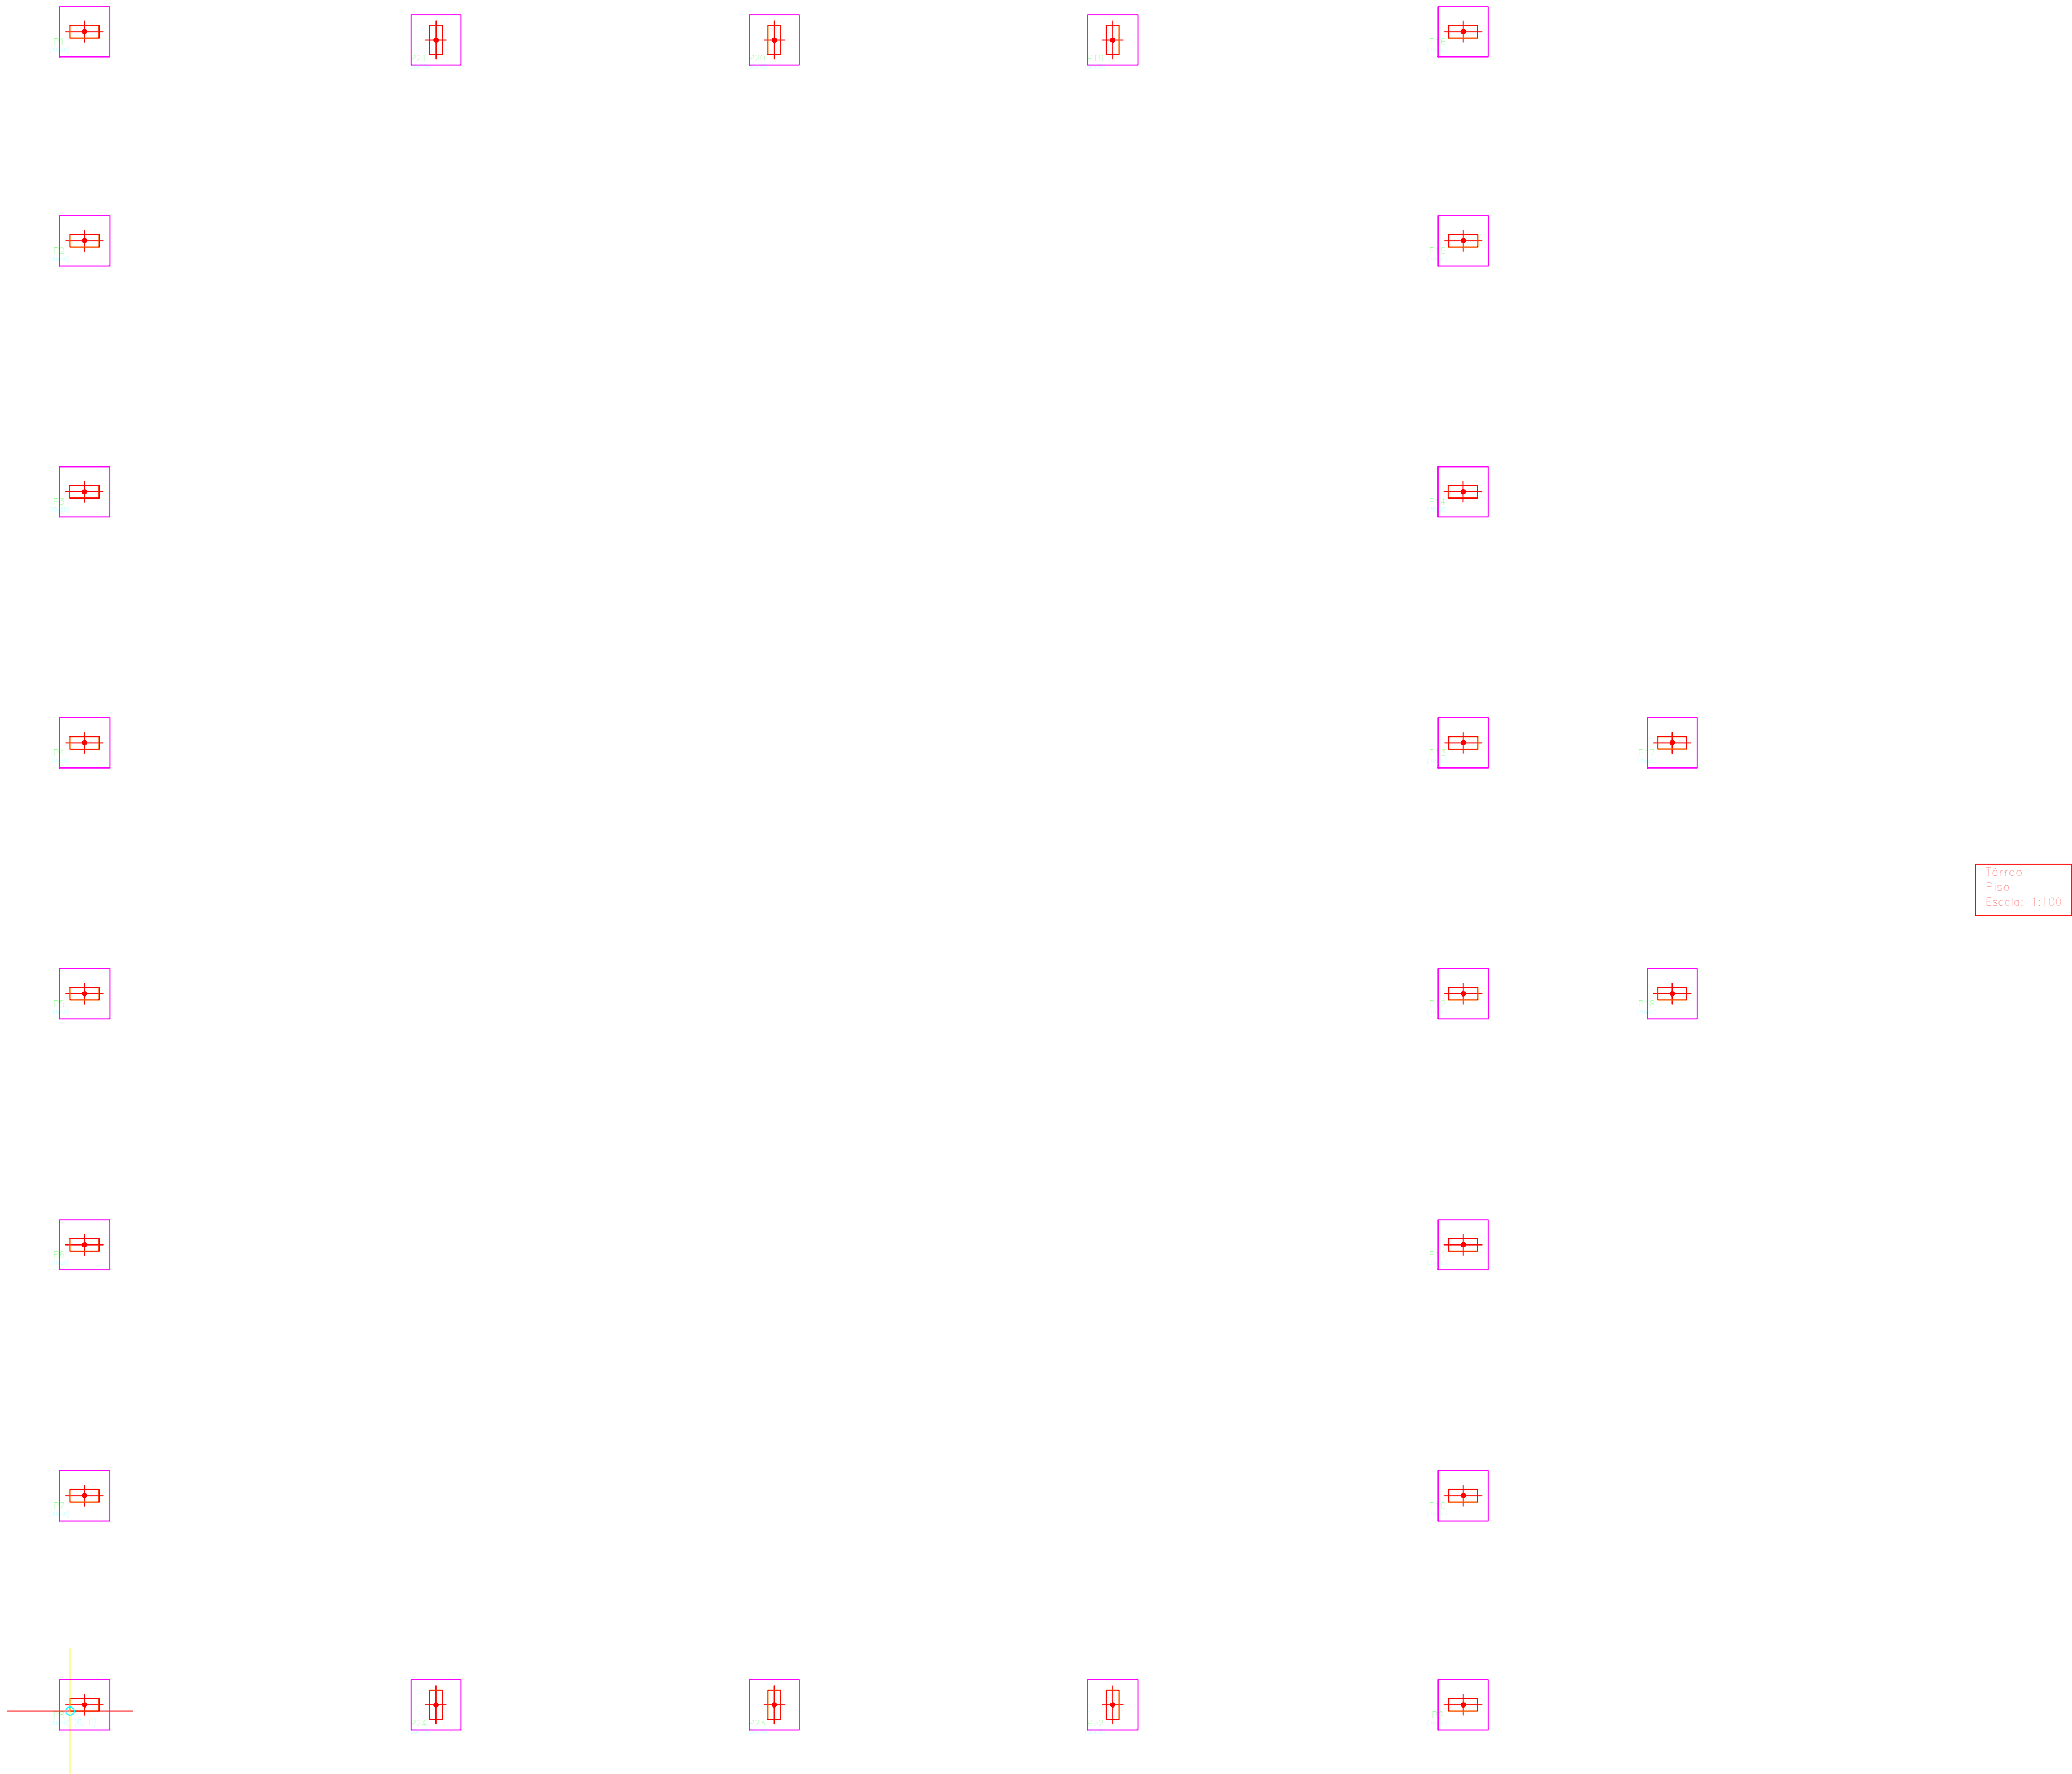


Implantação de pilares – Térreo			
Pilar	Dimensão (cm)	Coordenadas do centro	
		Coordenada X (cm)	Coordenada Y (cm)
P1	70x30	35	4015
P2	70x30	35	3515
P3	70x30	35	2915
P4	70x30	35	2315
P5	70x30	35	1715
P6	70x30	35	1115
P7	70x30	35	515
P8	70x30	35	-15
P9	70x30	3331	-15
P10	70x30	3331	515
P11	70x30	3331	1115
P12	70x30	3331	1715
P13	70x30	3331	2315
P14	70x30	3331	2915
P15	70x30	3331	3515
P16	70x30	3331	4015
P17	70x30	3831	2315
P18	70x30	3831	1715
P19	30x70	2493	3995
P20	30x70	1684	3995
P21	30x70	875	3995
P22	30x70	2493	-15
P23	30x70	1684	-15
P24	30x70	875	-15
Cota de arranque dos pilares: =1,00 m			

RESP. TÉCNICO:		AUTOR:		BRASÃO:	
ANO:	RRT:	TIPO:	PRANCHAS:	MODIFICAÇÕES	
2023	---	EST	02/02	A	
				B	
CONVENIENTE:				C	
PREFEITURA MUNICIPAL DE NOVO ARIPUANÃ/AM				LOCAL:	
				MUNICÍPIO DE NOVO ARIPUANÃ/AM	
OBJETO:				D	
CONTRATAÇÃO DE EMPRESA ESPECIALIZADA EM OBRAS E SERVIÇOS DE ENGENHARIA PARA EXECUTAR AMPLIAÇÃO E ADEQUAÇÕES NA QUADRA POLIESPORTIVA DO MUNICÍPIO DE NOVO ARIPUANÃ/AM				E	
CONTEÚDO:				F	
PROJETO ESTRUTURAL					
RESPONSÁVEL TÉCNICO:				G	
ENG. JOÃO LÚCIO GALVÃO GONÇALVES / 6795-D/AM-RR					
PREFEITO MUNICIPAL:			ÁREA TOTAL:	H	
JOCIONE DOS SANTOS SOUZA			926,19 M2		
DESENHO:			ESCALA:	I	
ARQ. IZABELLA GOUVEA CARDOSO / A287659-0			INDICADA		

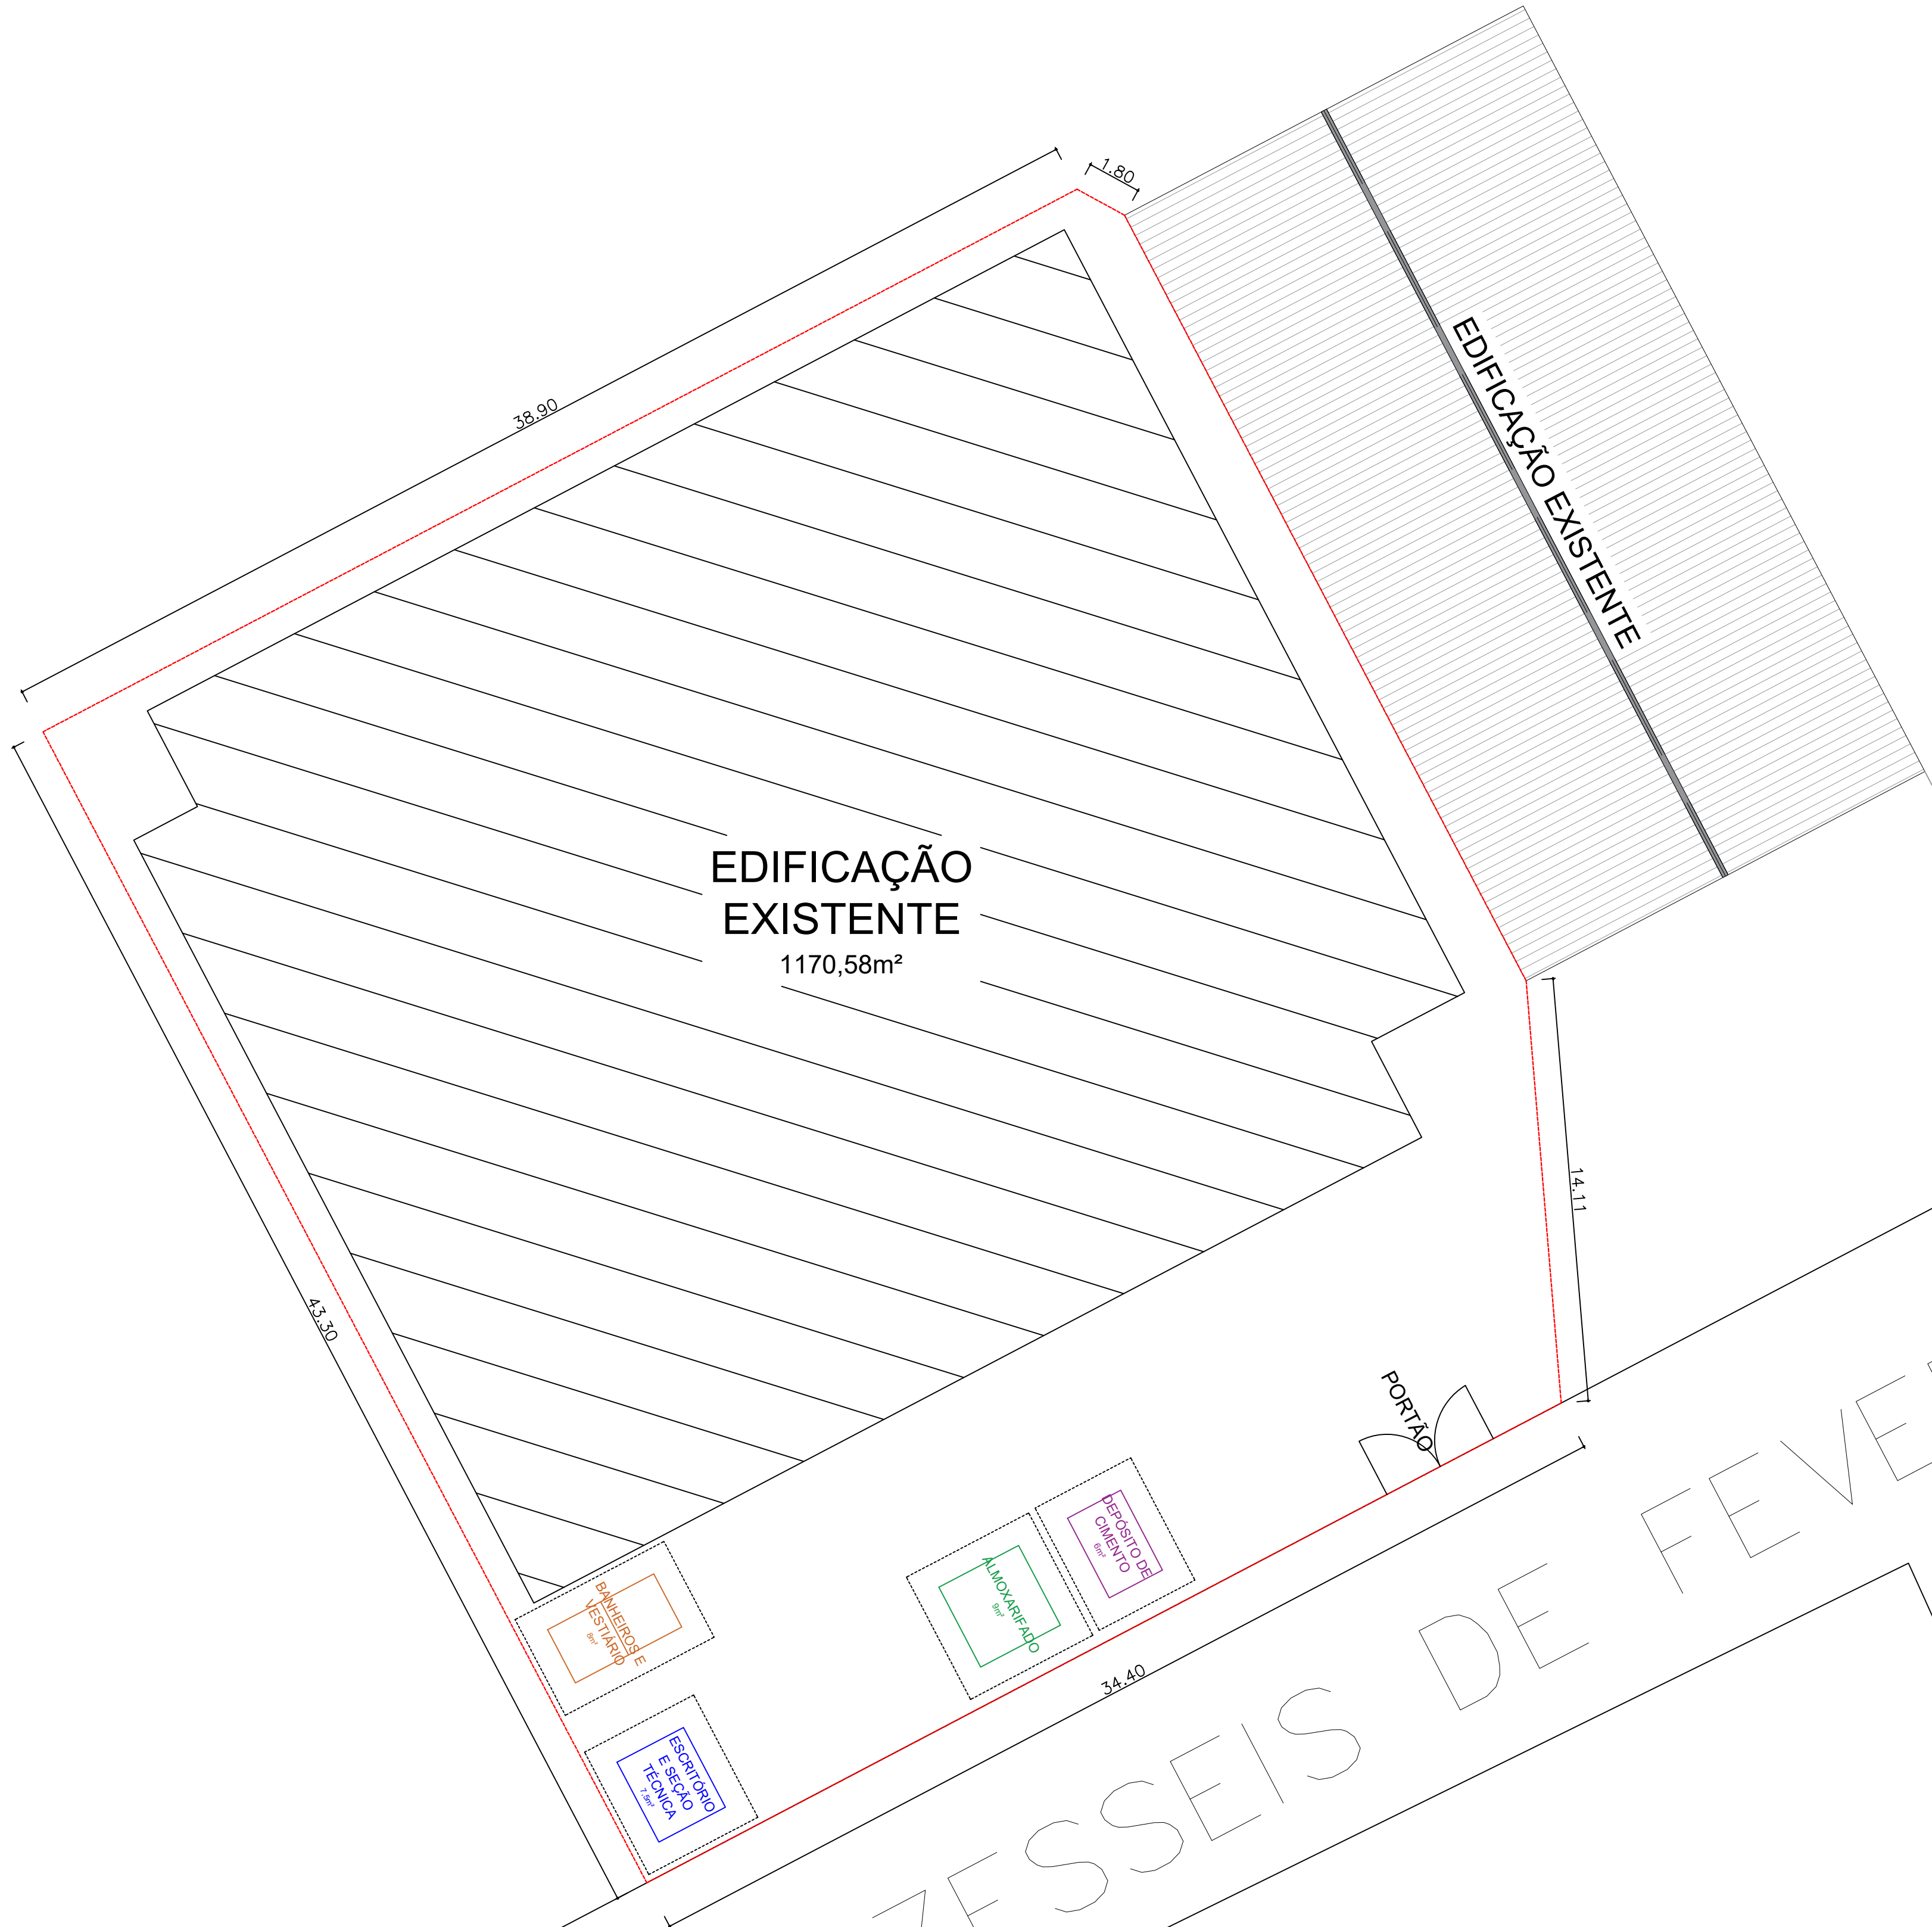

PLANTA DE SITUAÇÃO
s/esc.

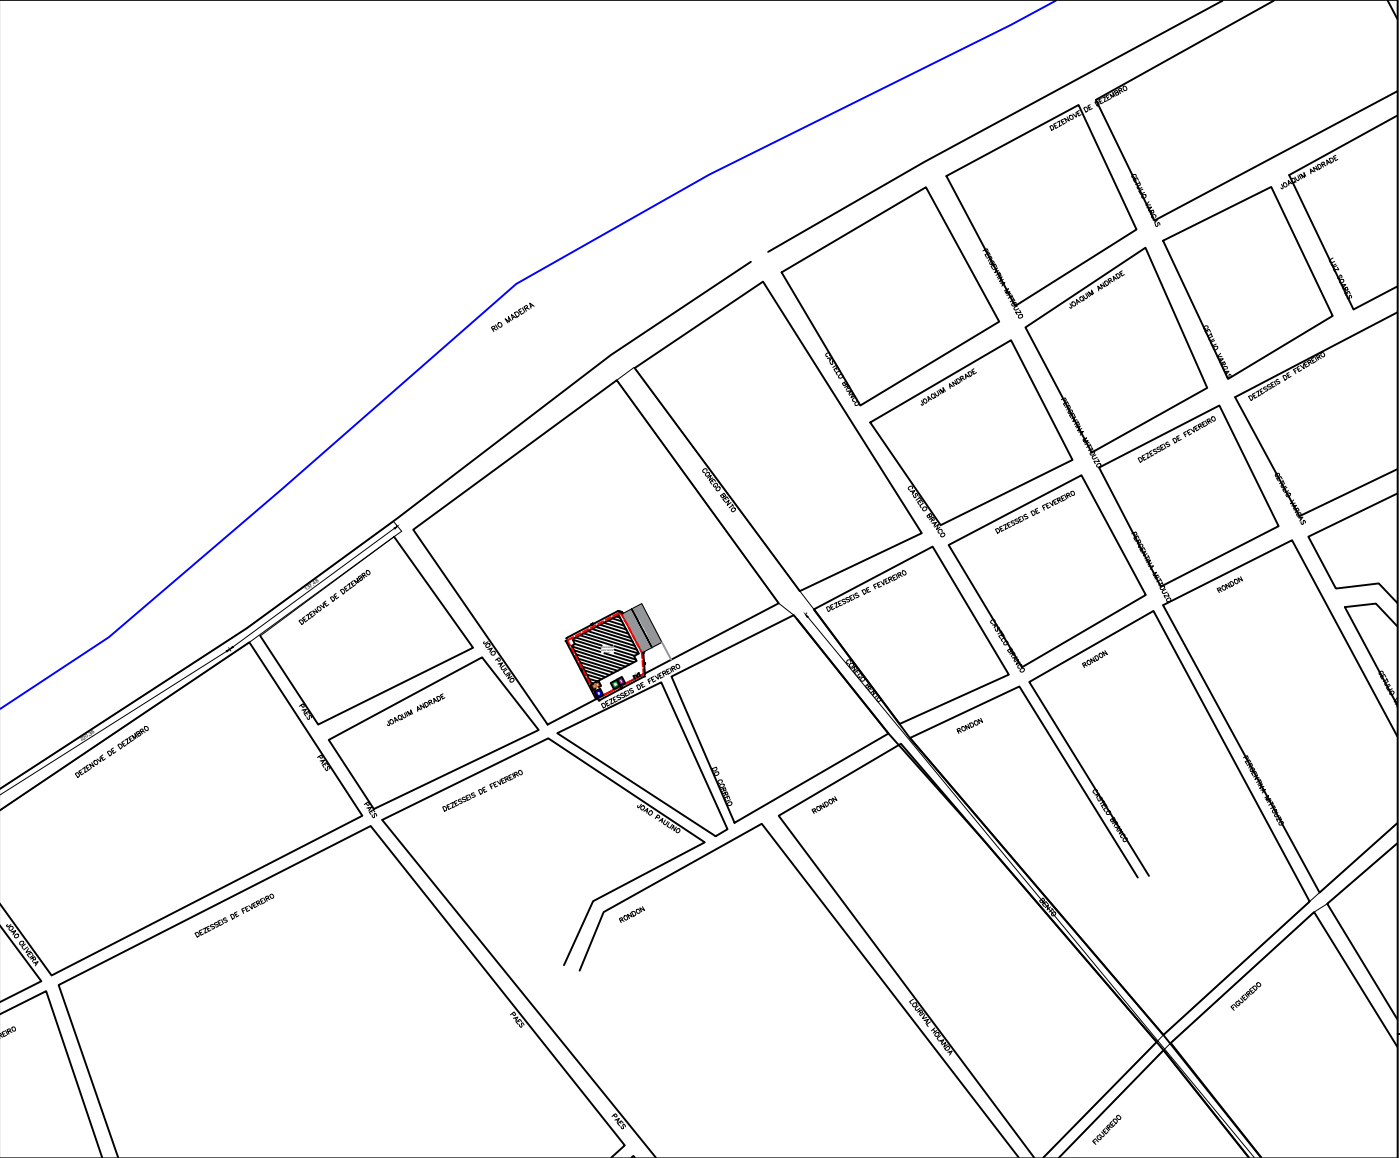

PLANTA DE LOCAÇÃO
esc.: 1:5000

ÁREAS COBERTAS	ÁREA (m²)
ESCRITÓRIO E SEÇÃO TÉCNICA	7,50
BANHEIROS E VESTIÁRIO	8,00
ALMOXARIFADO	9,00
DEPÓSITO DE CIMENTO	6,00

ÁREAS CONSTRUIDAS	1170,5900
ÁREA TOTAL	1691,11 M2

RESP. TÉCNICO: 		AUTOR: 		BRASÃO: 	
ANO: 2023	RRT: ---	TIPO: CAN	PRANCHAS Nº: 01/01	MODIFICAÇÕES	
CONVENIENTE: PREFEITURA MUNICIPAL DE NOVO ARIPUANÃ/AM				A	
				B	
				C	
OBJETO: CONTRATAÇÃO DE EMPRESA ESPECIALIZADA EM OBRAS E SERVIÇOS DE ENGENHARIA PARA EXECUTAR AMPLIAÇÃO E ADEQUAÇÕES NA QUADRA POLIESPORTIVA DO MUNICÍPIO DE NOVO ARIPUANÃ/AM				D	
CONTEÚDO: SITUAÇÃO				E	
				F	
RESPONSÁVEL TÉCNICO: ENG. JOÃO LÚCIO GALVÃO GONÇALVES / 6795-D/AM-RR				G	
PREFEITO MUNICIPAL: JOCIONE DOS SANTOS SOUZA				ÁREA TOTAL: 1.691,11 M2	H
DESENHO: ARQ. IZABELLA GOUVEA CARDOSO / A287659-0				ESCALA: INDICADA	I

LAYOUT - CANTEIRO DE OBRAS
esc.: 1:150



LAYOUT - CANTEIRO DE OBRAS
esc.: 1:150

ÁREAS COBERTAS	ÁREA (m²)
ESCRITÓRIO E SEÇÃO TÉCNICA	7,50
BANHEIROS E VESTIÁRIO	8,00
ALMOXARIFADO	9,00
DEPÓSITO DE CIMENTO	6,00


ÁREAS CONSTRUÍDAS	1170,5900
ÁREA TOTAL	1691,11 M2




A autenticidade deste documento pode ser conferida no site
<https://edoc.amazonas.am.gov.br/2BA2.047D.408F.780/3B5D435>
Código verificador: 2BA2.047D.408F.780 CRC: 3B5D435



PLANTA DE SITUAÇÃO
s/esc.


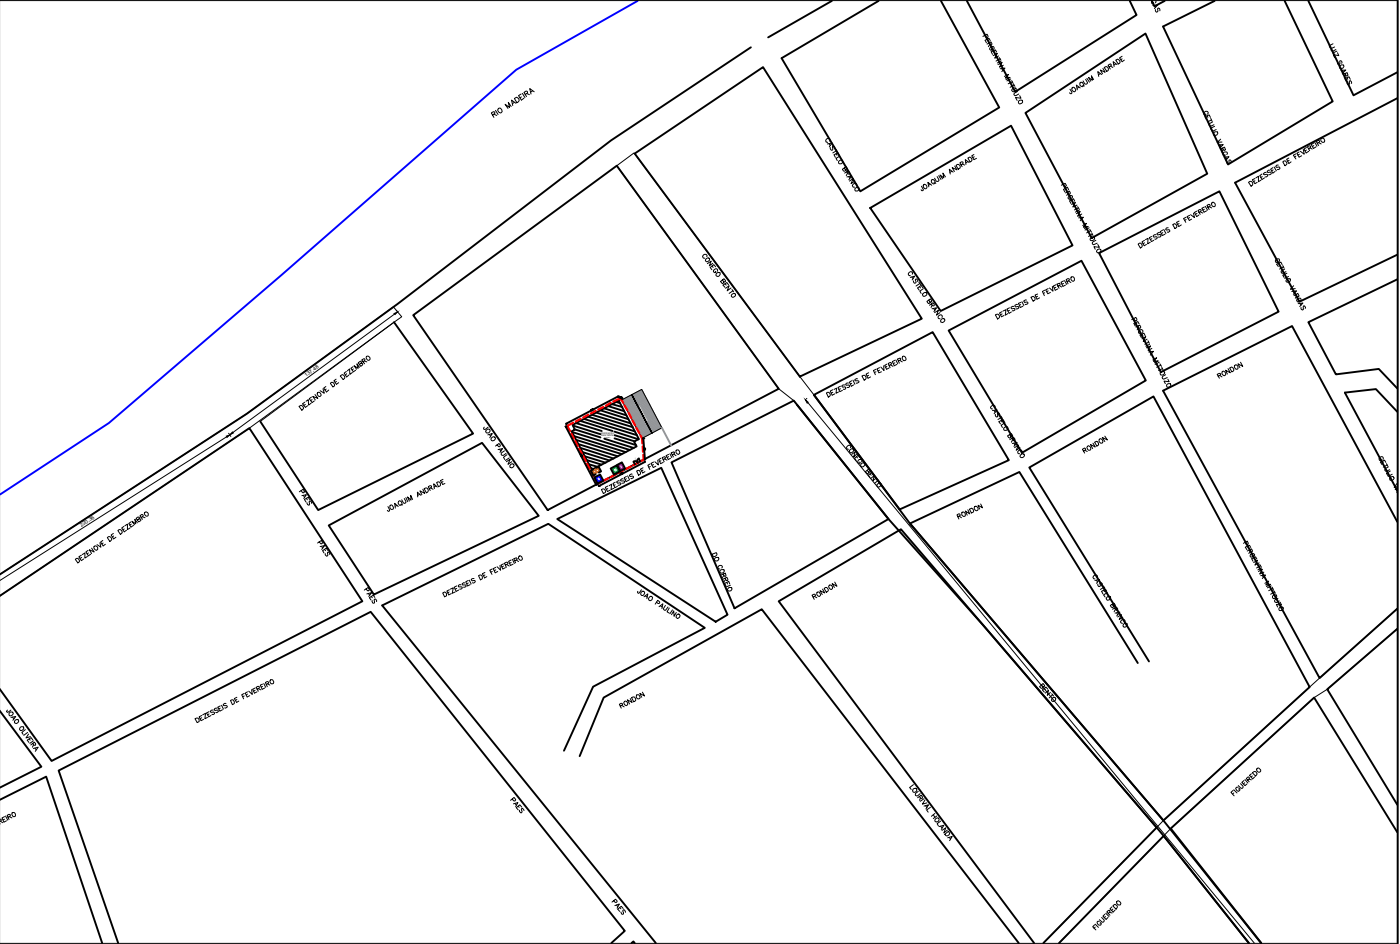


PLANTA DE LOCAÇÃO
esc.: 1:5000

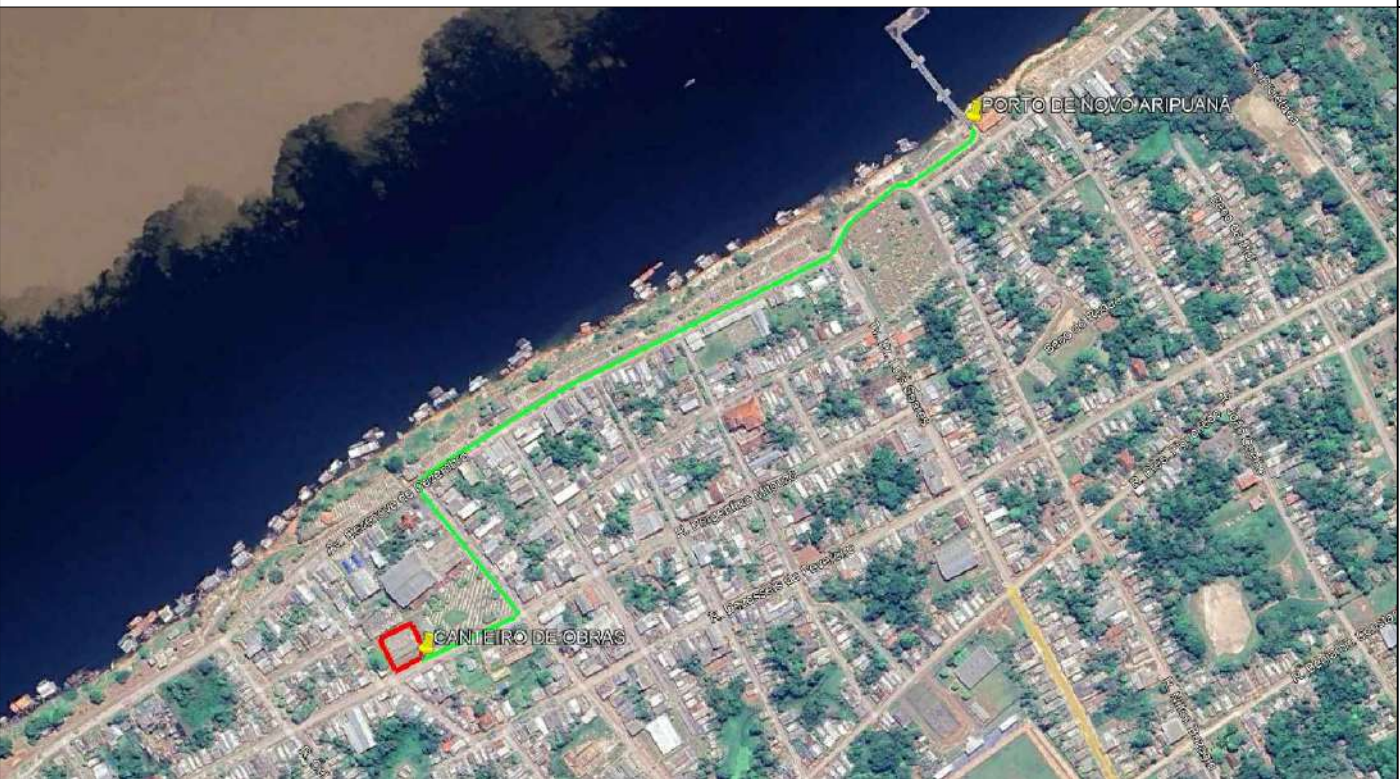

DMT: PORTO - CANTEIRO DE OBRAS - 1,04 Km
s/esc.

RESP. TÉCNICO:		AUTOR:		BRASÃO:	
				 PREFEITURA DE NOVO ARIPUANÃ FAZENDO MAIS POR VOCÊ	
ANO:	RRT:	TIPO:	PRANCHA Nº:	MODIFICAÇÕES	
2024	---	CAN	01/01	A	
				B	
CONVENIENTE: PREFEITURA MUNICIPAL DE NOVO ARIPUANÃ/AM		LOCAL: MUNICÍPIO DE NOVO ARIPUANÃ/AM		C	
OBJETO: CONTRATAÇÃO DE EMPRESA ESPECIALIZADA EM OBRAS E SERVIÇOS DE ENGENHARIA PARA EXECUTAR AMPLIAÇÃO E ADEQUAÇÕES NA QUADRA POLIESPORTIVA DO MUNICÍPIO DE NOVO ARIPUANÃ/AM				D	
				E	
CONTEÚDO: PLANTA DE LAYOUT, LOCAÇÃO E SITUAÇÃO DO CANTEIRO; DMT				F	
RESPONSÁVEL TÉCNICO: ENG. JOÃO LÚCIO GALVÃO GONÇALVES / 6795-D/AM-RR				G	
PREFEITO MUNICIPAL: JOCIONE DOS SANTOS SOUZA		ÁREA TOTAL: 1.691,11 M2		H	
DESENHO: ARQ. IZABELLA GOUVEA CARDOSO / A287659-0		ESCALA: INDICADA		I	

 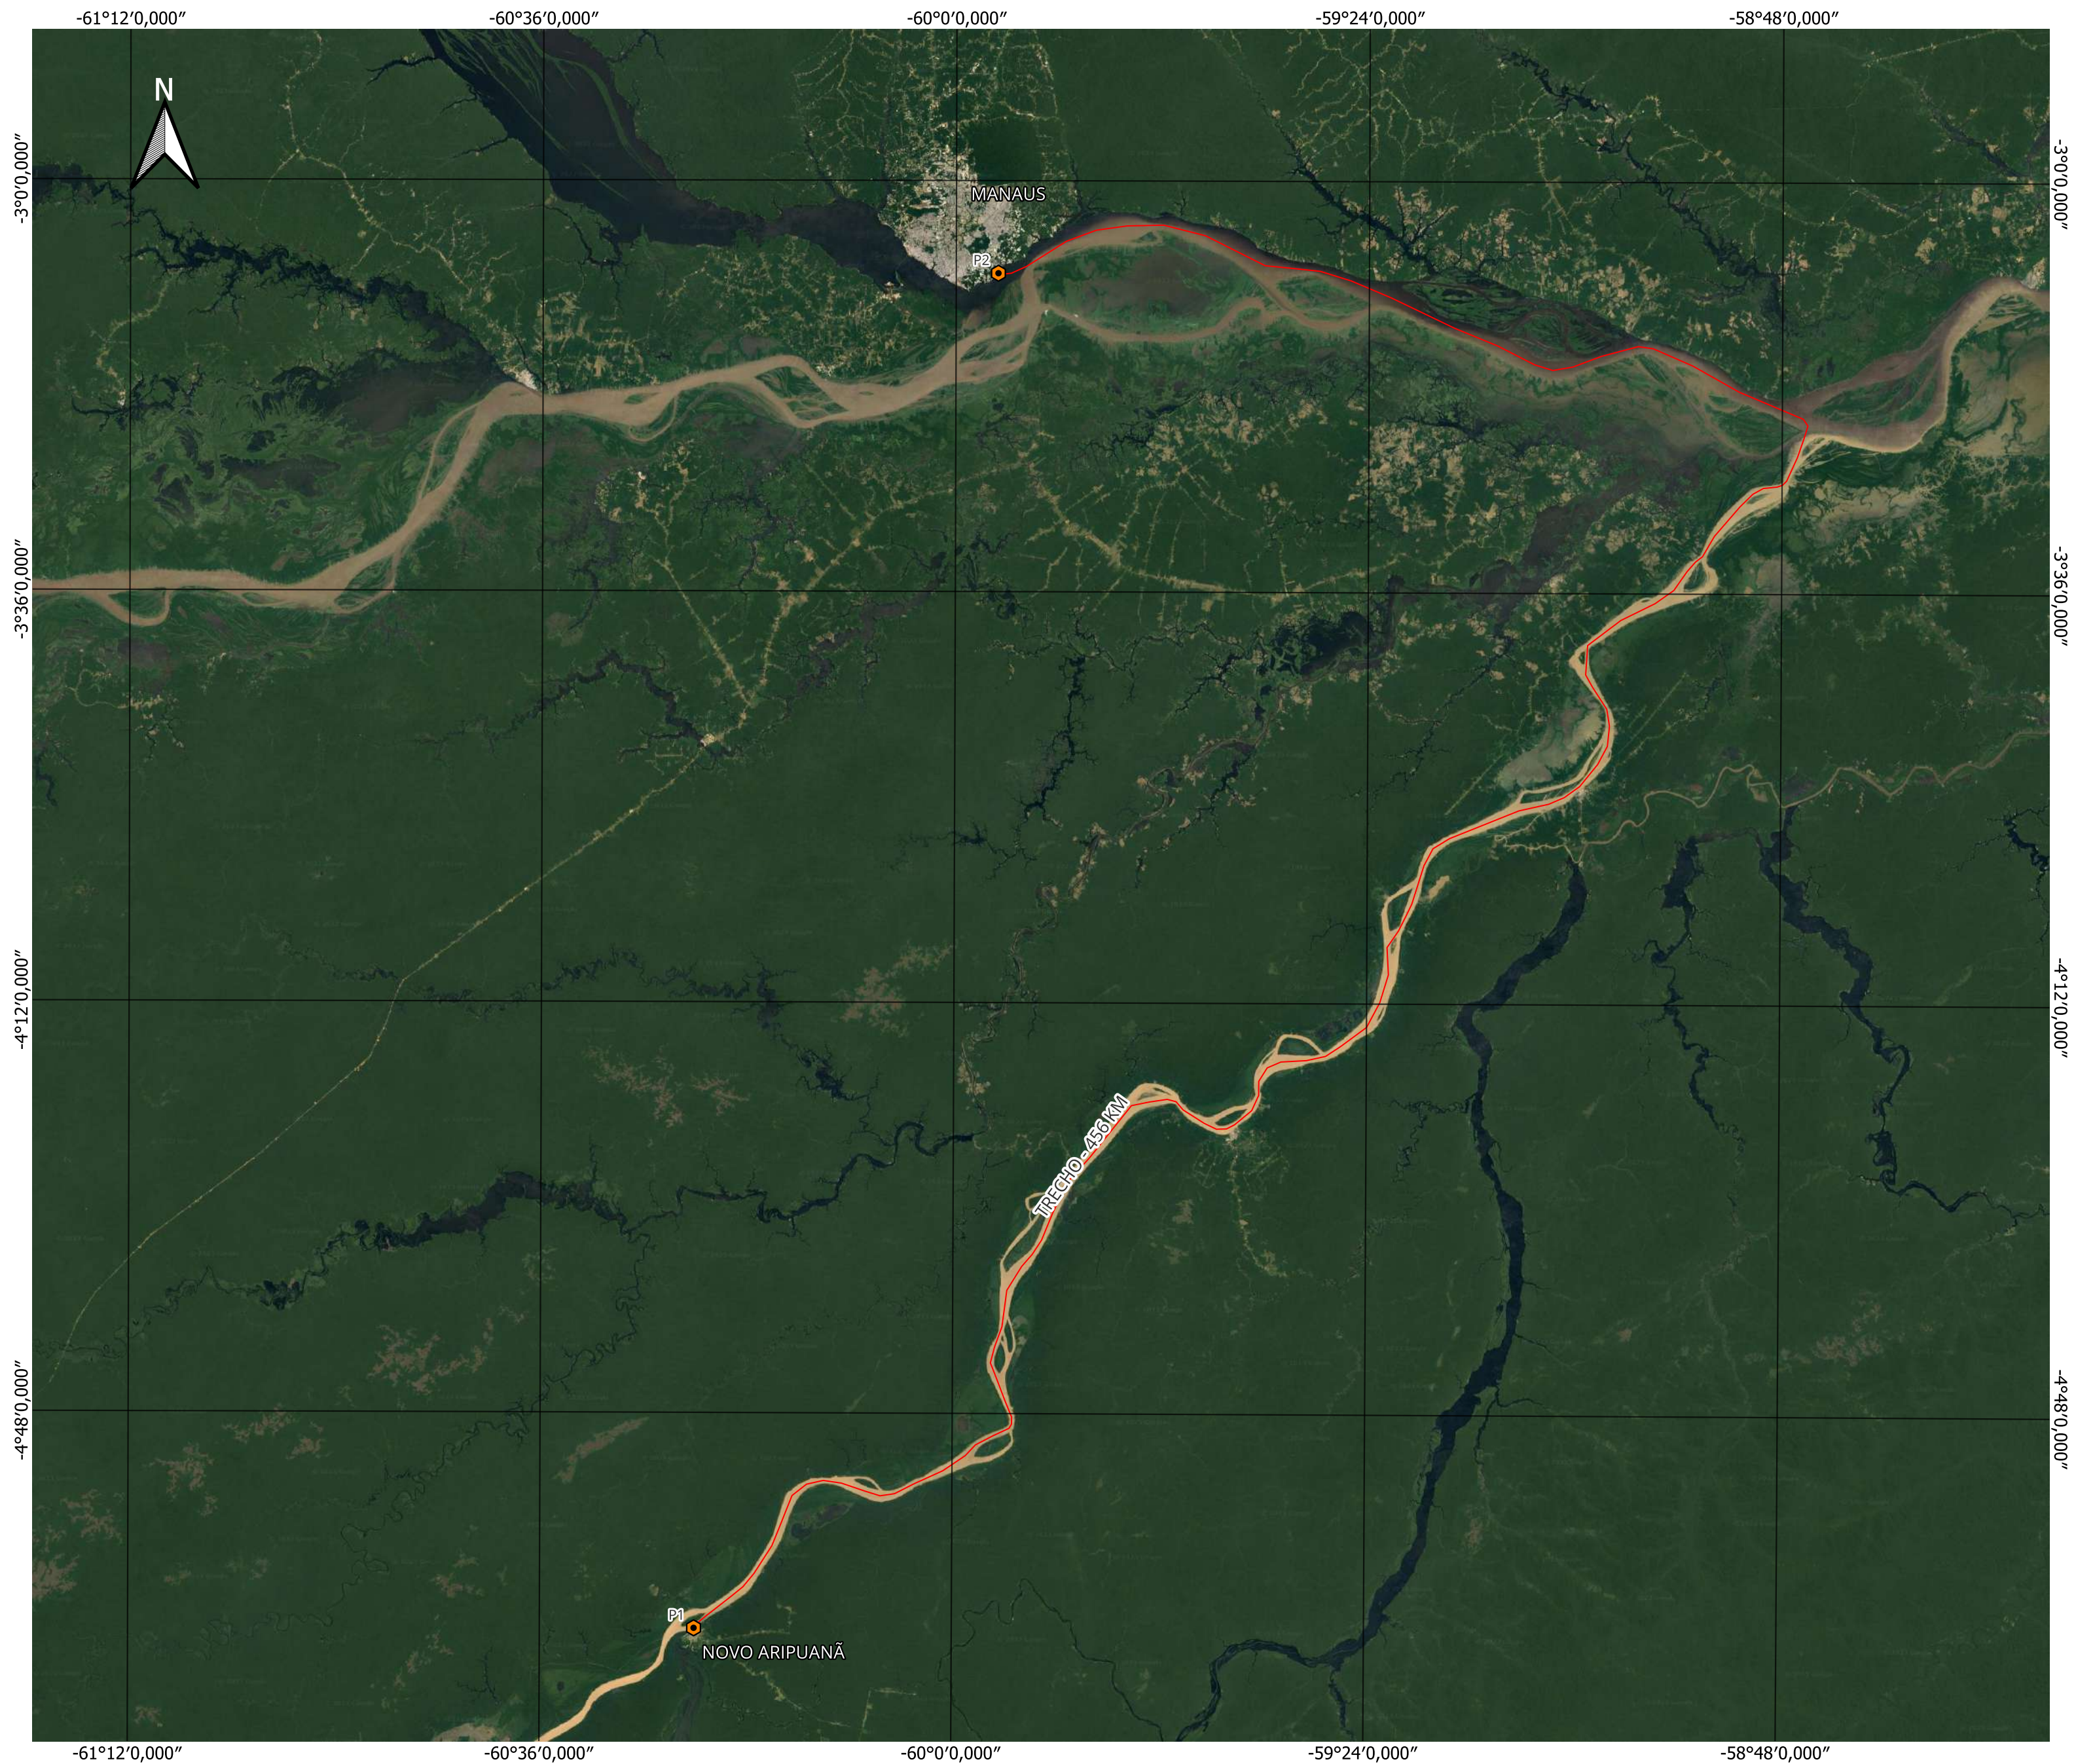


ESPECIFICAÇÃO DAS IMAGENS

Mapa de Localização Constituido apartir
de Base Vetorial Digital Fonte: World
Imagery, 2021.

SRC DO PROJETO: EPSG 31980
Sirgas 2000 / UTM Zona 20 e 21s



A autenticidade deste documento pode ser conferida no site
<https://edoc.amazonas.am.gov.br/2BA2.047D.408F.780/3B5D435>
Código verificador: 2BA2.047D.408F.780 CRC: 3B5D435

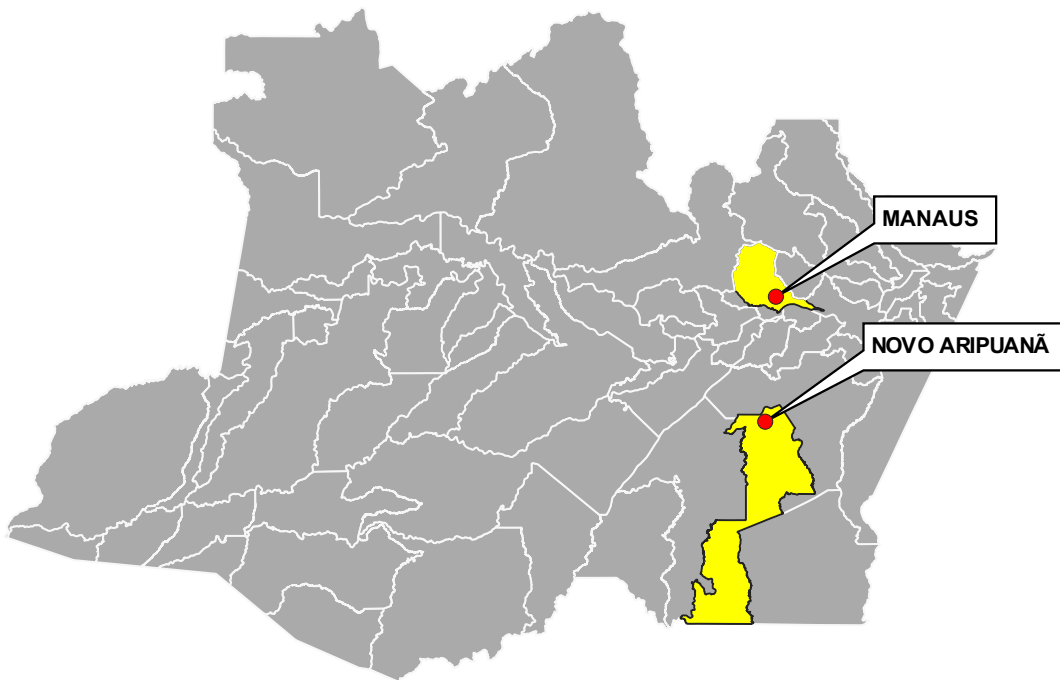

LEGENDA

- PONTOS DE COORDENADAS
- TRECHO ENTRE MANAUS E NOVO ARIPUANÃ

QUADRO DE COORDENADAS GEOGRÁFICAS		
PONTOS	y	x
P1	5°6'53.359"S	60°22'31.344"W
P2	3°8'6.960"S	59°56'19.978"W

QUADRO DE EXTENSÃO	
TRECHO ENTRE MANAUS E NOVO ARIPUANÃ	456 Km

ESCALA 1 : 800.000



Assinado eletronicamente
em 12/05/2024 às 14:11:11
por [Assinatura]

RESPONSÁVEL TÉCNICO	JOÃO LÚCIO GALVÃO GONÇALVES
CREA	6795 - D/AM-RR
TITULO	PLANTA DE LOCALIZAÇÃO DO TRECHO DE MOBILIZAÇÃO E DESMOBILIZAÇÃO
ENDEREÇO	MUNICÍPIO DE NOVO ARIPUANÃ - AM
FORMATO	A2
ETAPA	EXECUTIVO