


LEGENDA	
	TUBULAÇÃO EM PVC EMBUTIDA NO SOLO/PAREDE/FORRO
	RA (RALO ABACAXI)
	CAIXA DE PASSAGEM
	SENTIDO DO CURSO D'ÁGUA
DADOS: PERÍODO DE RETORNO = 5 ANOS INTENSIDADE PLUVIOMÉTRICA = 120 mm/h	


DETALHE - CAIXA DE PASSAGEM (60x60)cm

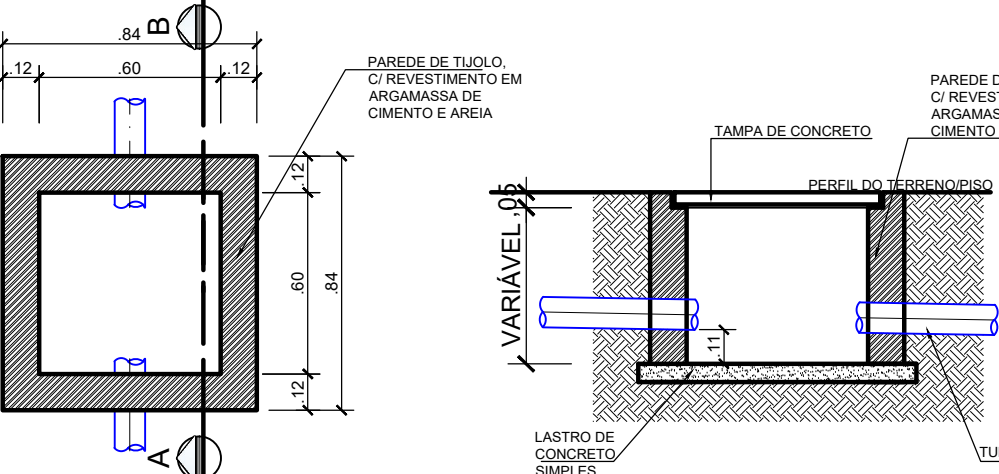

PLANTA BAIXA
ESCALA 1/25

CORTE AB
ESCALA 1/25

DETALHE - CALHA
ESCALA 1/25

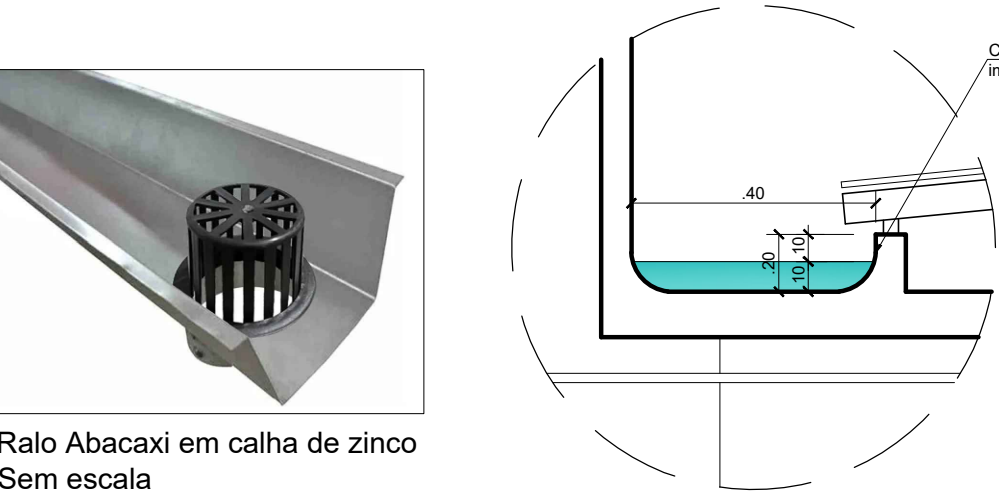

Ralo Abacaxi em calha de zinco
Sem escala

Proprietário
Renan Alves Pinto
Data: 14/05/2024 11:10:20-0300
Verifique em <https://validar.itd.gov.br>

Engenheiro Responsável

Projeto
DRENAGEM DE ÁGUAS PLUVIAIS
DESTACAMENTO DA POLÍCIA MILITAR


Engenheiro Responsável

Proprietário
Prefeitura Municipal de Upanema

Endereço
BR 110, Upanema/RN

Conteúdo
PLANTA DE COBERTURA, LEGENDA E DETALHE

Área Terreno	Área Construída	Prancha
-	152,88 m²	1/2
Área Coberta	Escala	
-	Indicada	
Desenho	Data	
Karla Soares	Dezembro / 2025	

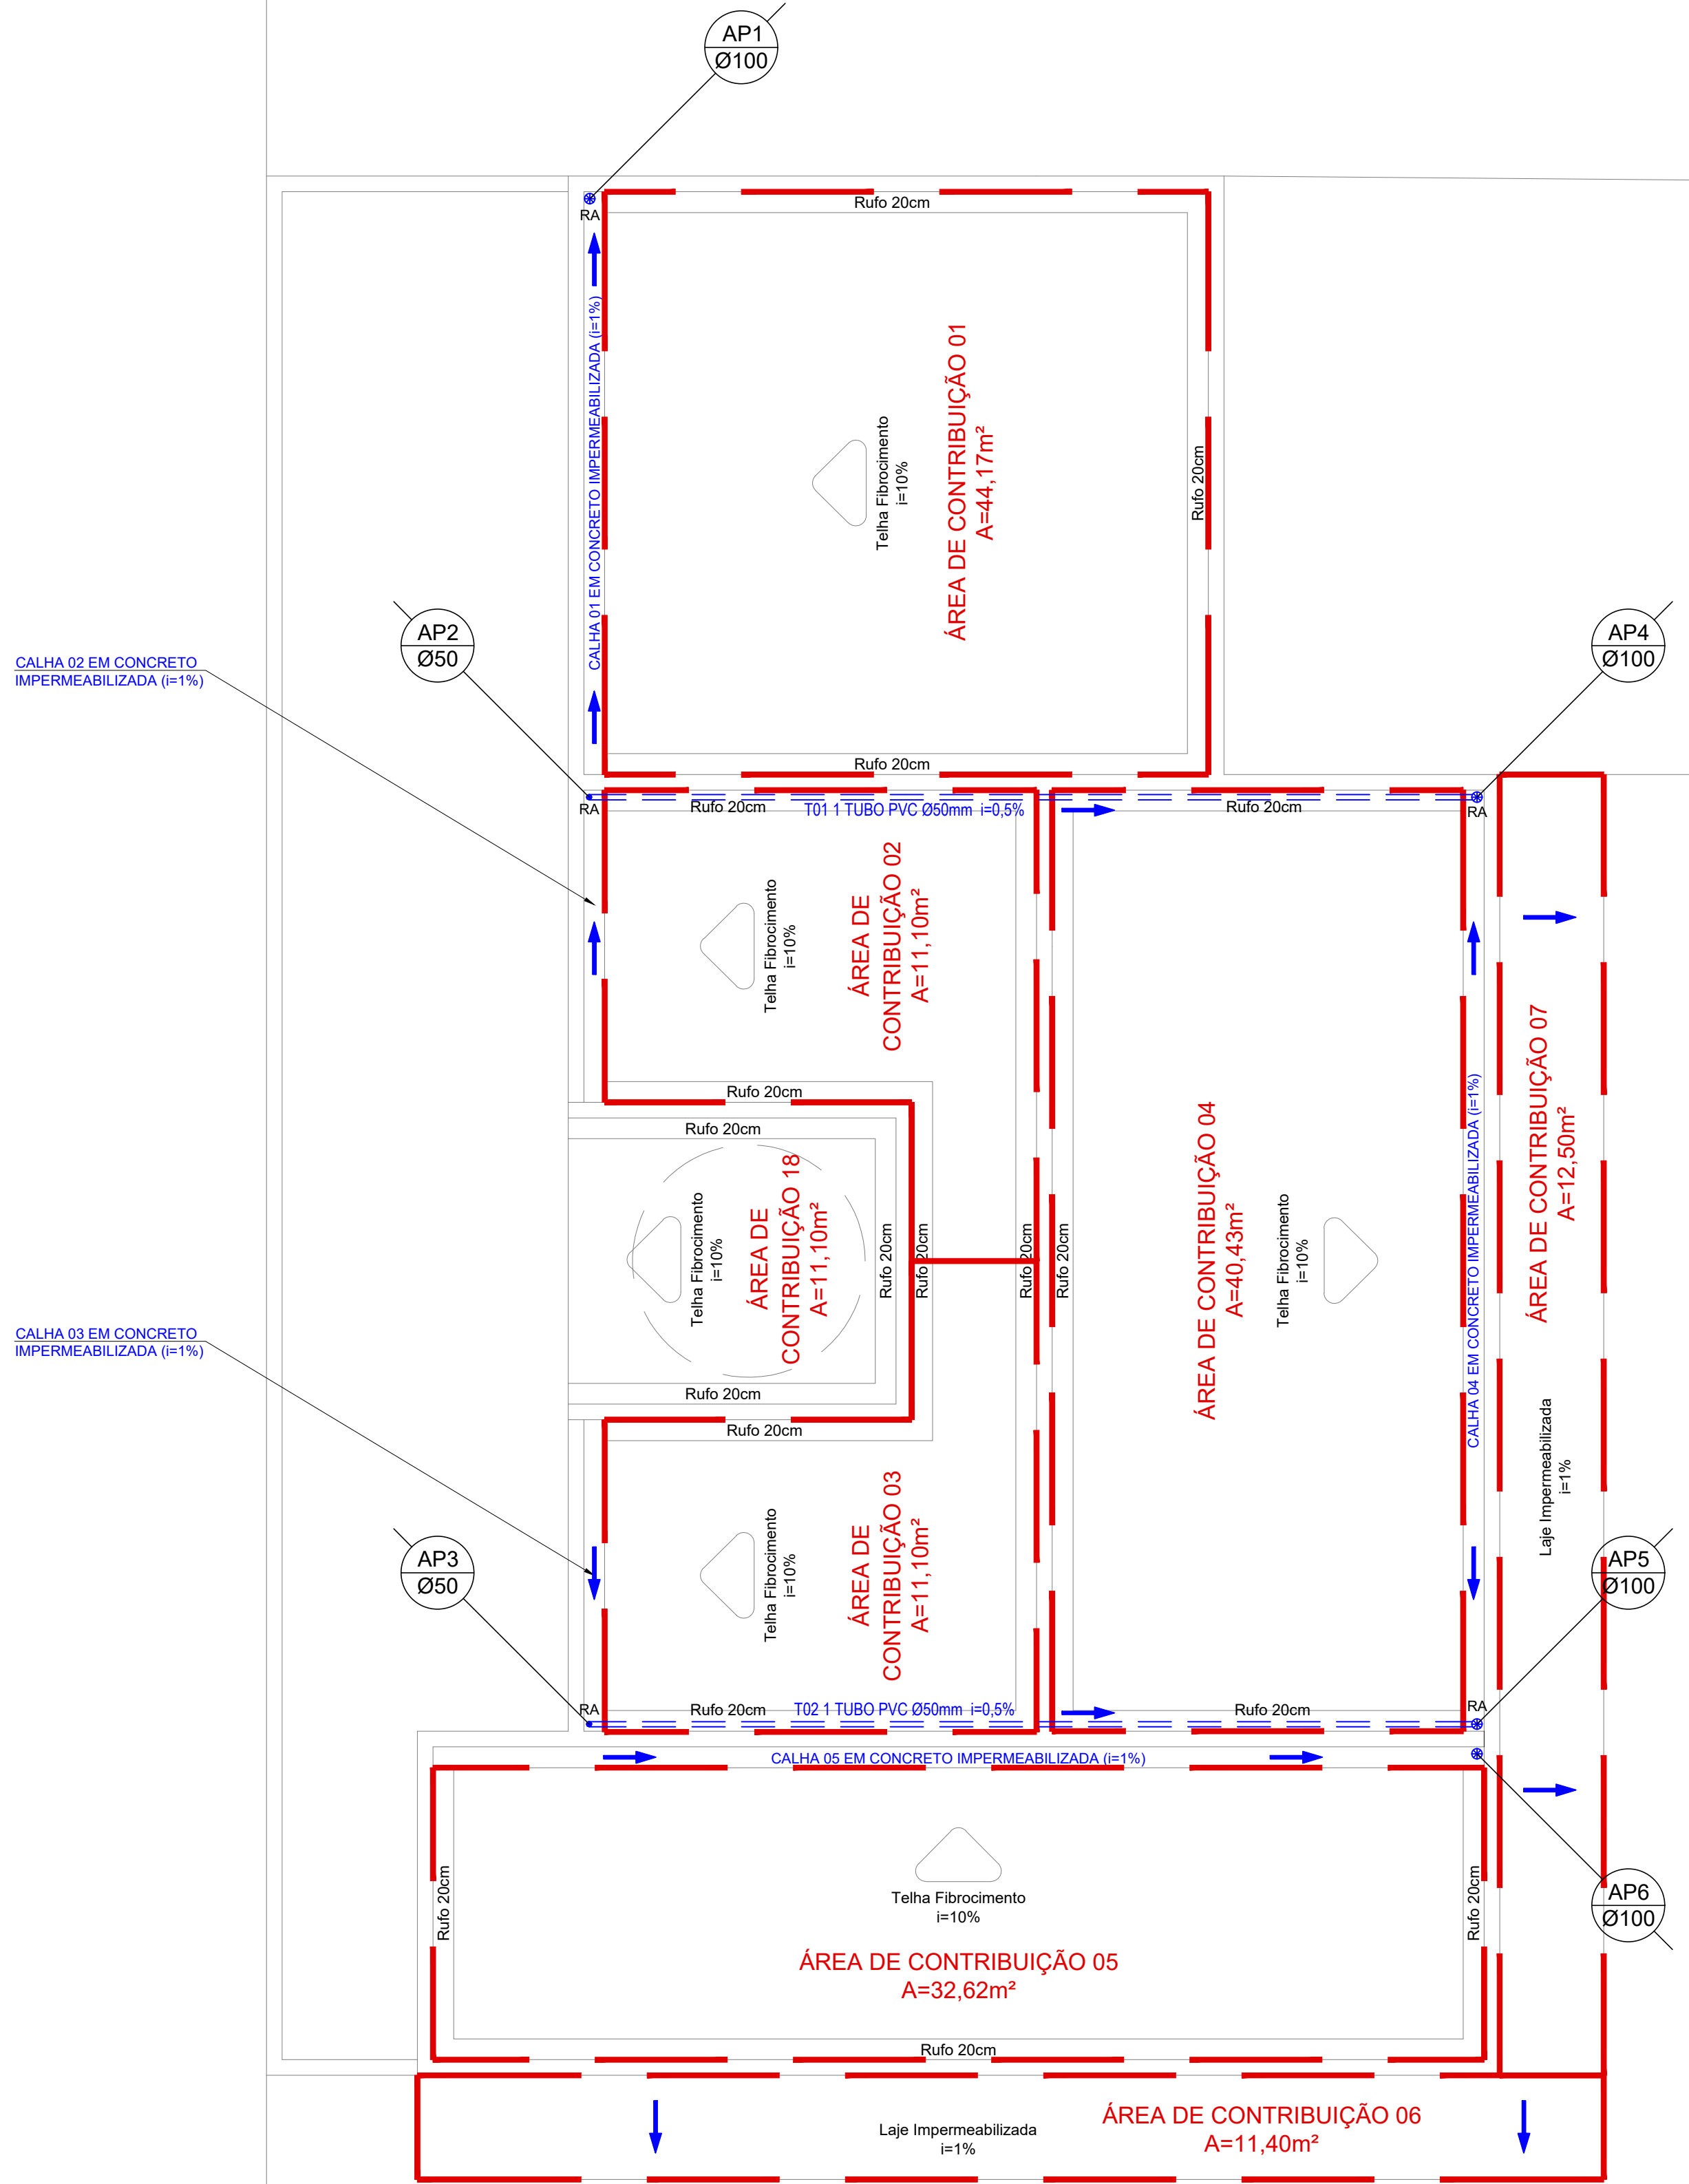

1 PLANTA DE COBERTURA
1:50

LEGENDA

TUBULAÇÃO EM PVC EMBUTIDA NO SOLO/PAREDE/FORRO

RA (RALO ABACAXI)


CP

CAIXA DE PASSAGEM

SENTIDO DO CURSO D'ÁGUA

DADOS:
PERÍODO DE RETORNO = 5 ANOS
INTENSIDADE PLUVIOMÉTRICA = 120 mm/h

A ÁGUA PLUVIAL SEGUE SUPERFICIALMENTE ATÉ CURSO D'ÁGUA NATURAL MAIS PRÓXIMO, CONFORME TOPOGRAFIA DO TERRENO

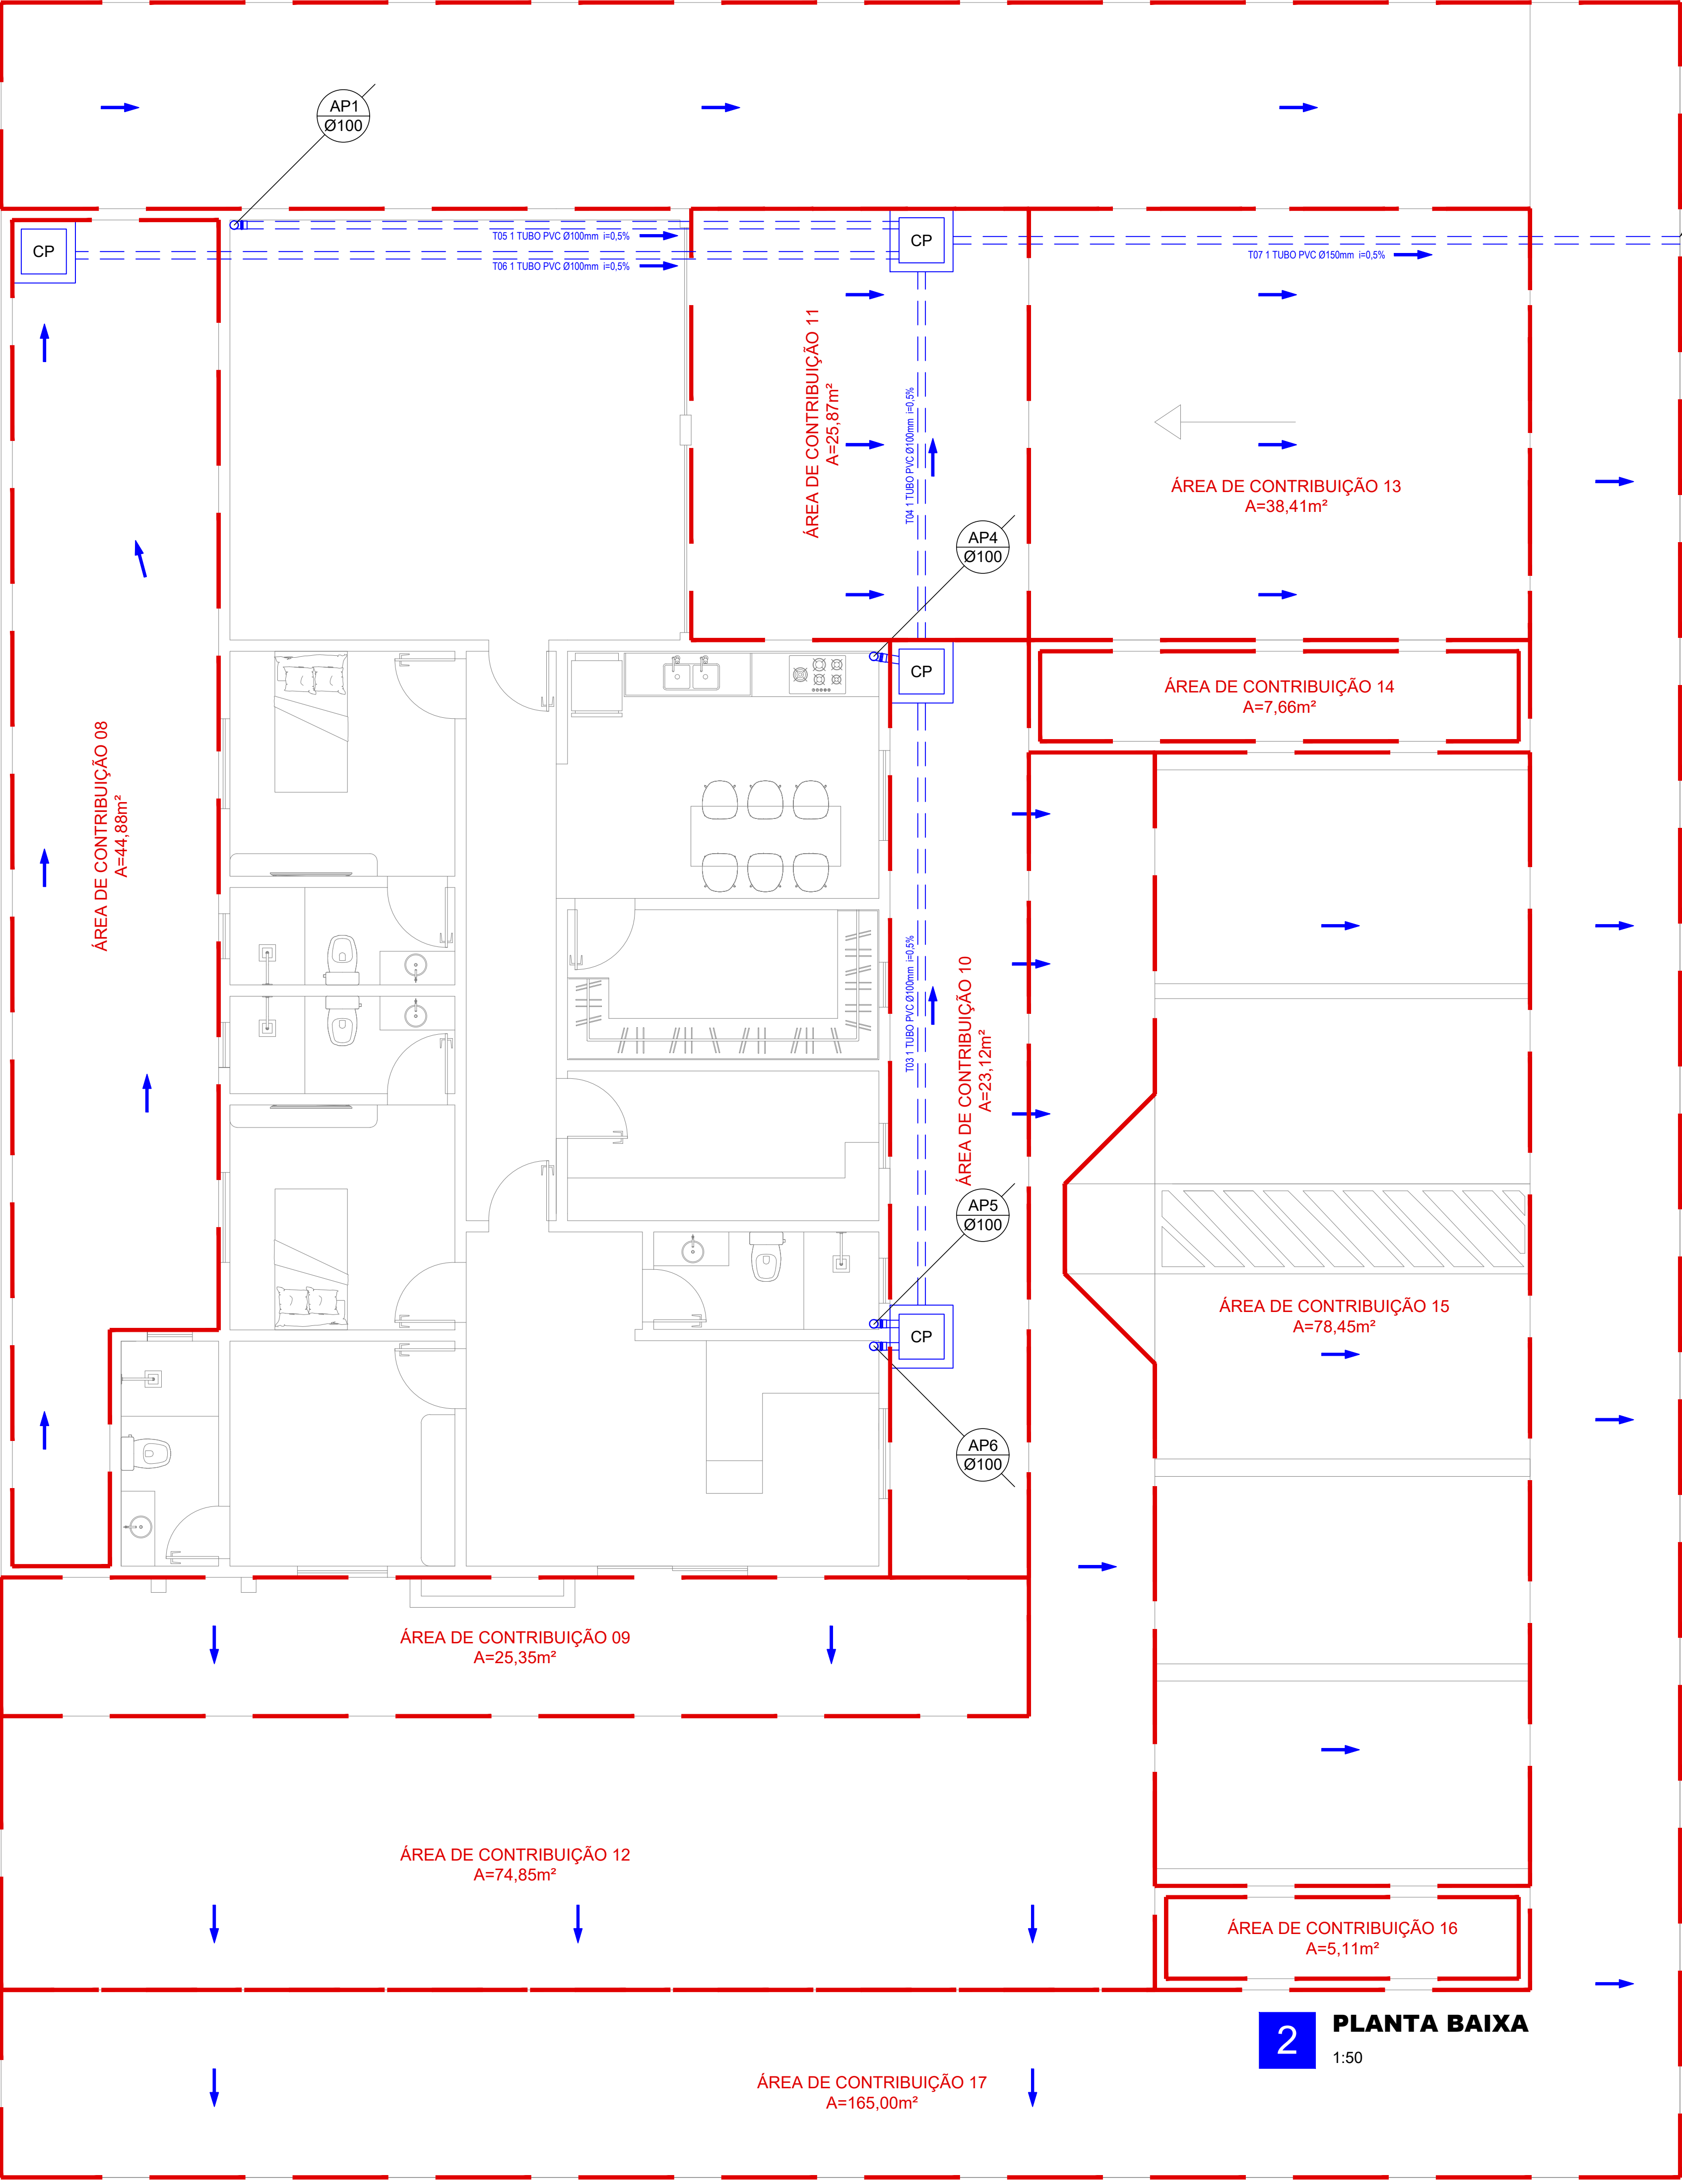

2 PLANTA BAIXA
1:50

Proprietário

Engenheiro Responsável

Projeto

Engenheiro Responsável

Proprietário

Prefeitura Municipal de Upanema

Endereço

BR 110, Upanema/RN

Conteúdo

PLANTA BAIXA E LEGENDA

Área Terreno

-

Área Coberta

-

Desenho

Karla Soares

Área Construída

152,88 m²

Escala

Indicada

Data

Dezembro / 2025

Prancha

2/2