



LEGENDA DE SETORIZAÇÃO											
<div>SETOR 01</div>		<div>SETOR 02</div>		<div>SETOR 03</div>		<div>SETOR 04</div>					
LEGENDA											
Nº ITEM	SIMBOLOGIA	DESCRIÇÃO									QUANT.
PO1		POSTE CÔNICO CONTÍNUO RETO CLASSE 40, EM AÇO GALVANIZADO, COM ALTURA ÚTIL=6m, ASSENTAMENTO POR MEIO DE ENGASTAMENTO DE 1m + 1 BRAÇOS CURVO – 45°, EM AÇO GALVANIZADO, COMPRIMENTO 1,15m - FABRICADO EM AÇO GALVANIZADO DE Ø 44,4cm + 1 LUMINÁRIA LED 30W - COM TOMADA PARA 3 PINOS									20
TABELA DE ESPECIFICAÇÕES - LUMINÁRIAS											
Nº ITEM	PRODUTO	DESCRIÇÃO	POTÊNCIA (W)	DIMENSÕES (cm)	TEMPERATURA DE COR (K)	FLUXO LUMINOSO (lm)	IRC	IP	FABRICANTE	MODELO	QUANT.
LO1		LUMINÁRIA LED 30W - COM TOMADA PARA 3 PINOS - ABERTURA FACHO: RSS - ACABAMENTO EM ALUMÍNIO INJETADO A ALTA PRESSÃO - VIDA ÚTIL: 102.000 HORAS	30	47,5x13,5x9,4cm	2.700	5.004	>70	P66	TECNOWATT OU SIMILAR	SIGMA S1	20
LISTA DE MATERIAIS - COMPONENTES											
PRODUTO	DESCRIÇÃO					DIMENSÕES	MODELO	FABRICANTE	QUANT.		
	BRAÇO CURVO – 45, EM AÇO GALVANIZADO, COMPRIMENTO 1,15m - FABRICADO EM AÇO GALVANIZADO DE Ø 44,4cm					1,15m	BCU-1,5-48	IBILUX OU SIMILAR	20		
	POSTE CÔNICO CONTÍNUO RETO CLASSE 40, EM AÇO GALVANIZADO, COM ALTURA ÚTIL=6m, FIXADO COM FLANGE NO PISO POR MEIO DE PARABOLT E CHUMBADOR QUÍMICO					4x11,7x6,03 [H(m)x ØB(cm)x ØT(cm)]	PCRF-06-40	IBILUX OU SIMILAR	20		
REV.	DESCRIÇÃO					DATA	EXEC.	VERIF.	APROV.		
00	EMISSÃO INICIAL					06/2025	RF	RF	SL		
CONTRATADA:						Sinal Ladeira					
						R\$: CDE: 28.498/D					
						At: SINAL LADEIRA:13797247672					
						Assinado de forma digital por SINAL LADEIRA:13797247672 Data: 2025.10.17 14:15:13 -03'00'					
CONTRATANTE: PREFEITURA MUNICIPAL DE GUARAPARI											
MUNICÍPIO/ÁREA: GUARAPARI/ES											
PROGRAMA: DRENAGEM DA COMUNIDADE PORTAL CLUBE											
TÍTULO E CONTEÚDO: PROJETO EXECUTIVO LUMINOTÉCNICO											
PLANTA DE IMPLANTAÇÃO, SITUAÇÃO E SETORIZAÇÃO											
DATA:	JUNHO/2025			ESCALA:	INDICADA			FOLHA:			
ARQUIVO:	LUM-PE-GUA737-DCPE-042025-800						01/06				

2 PLANTA BAIXA - SETOR 01

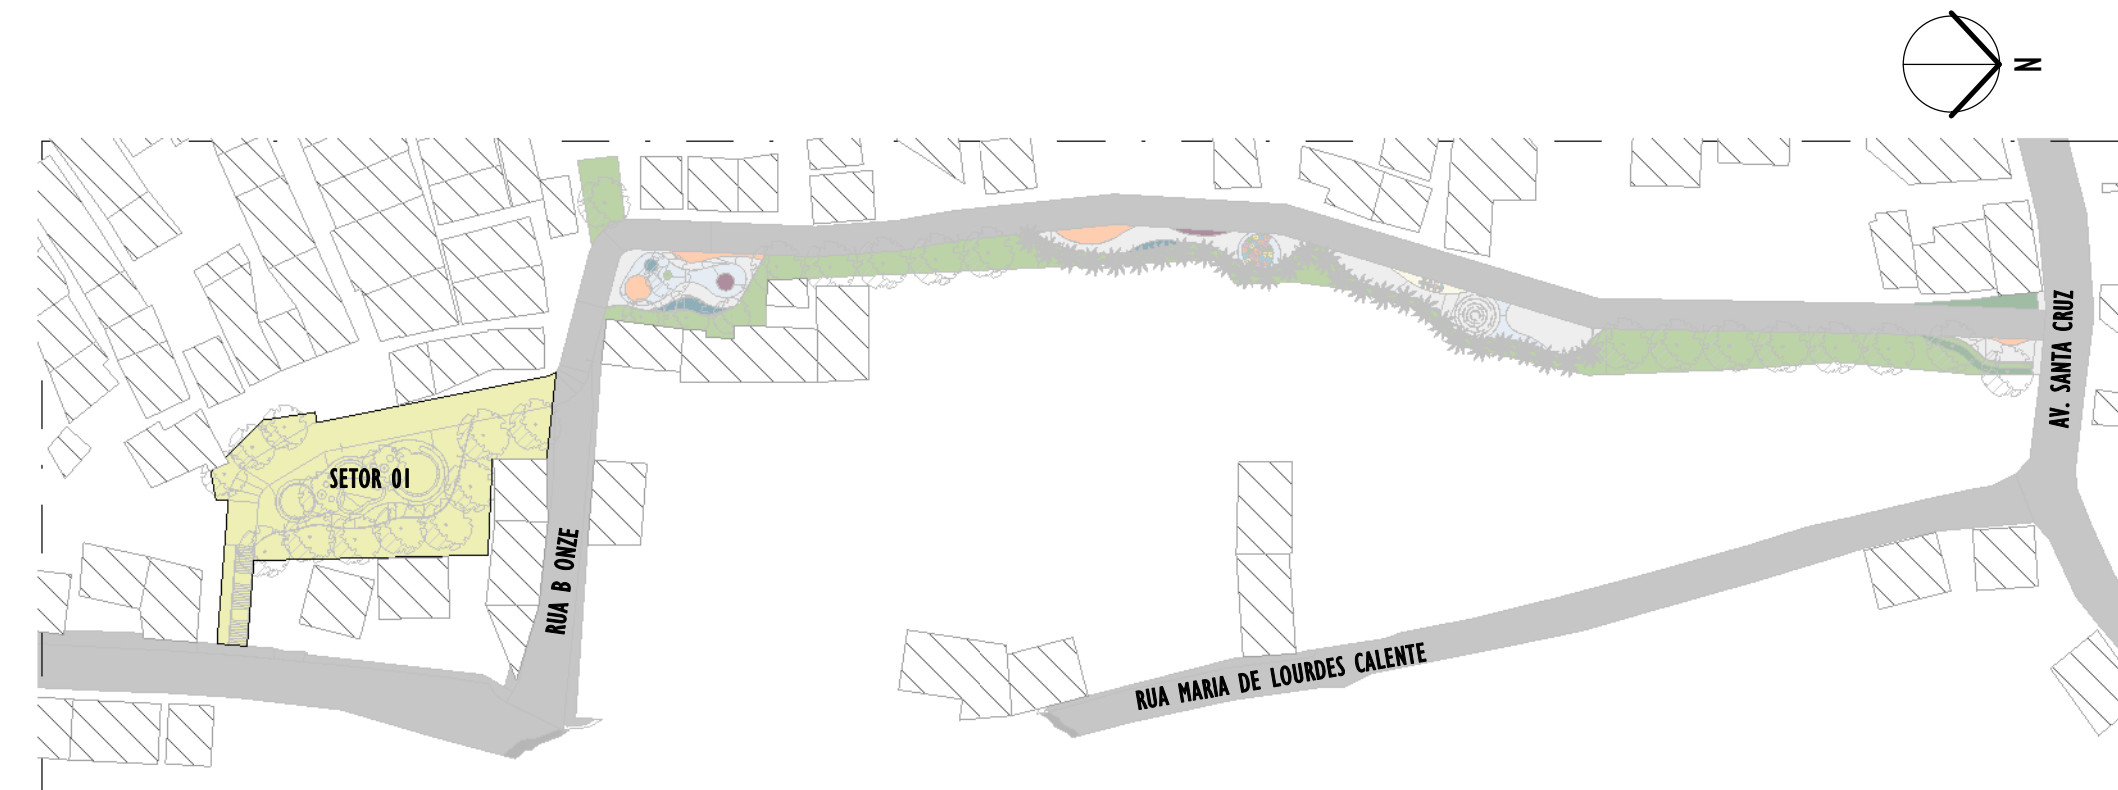

MAPA CHAVE - SETOR 01

ESCALA: 1 : 1000

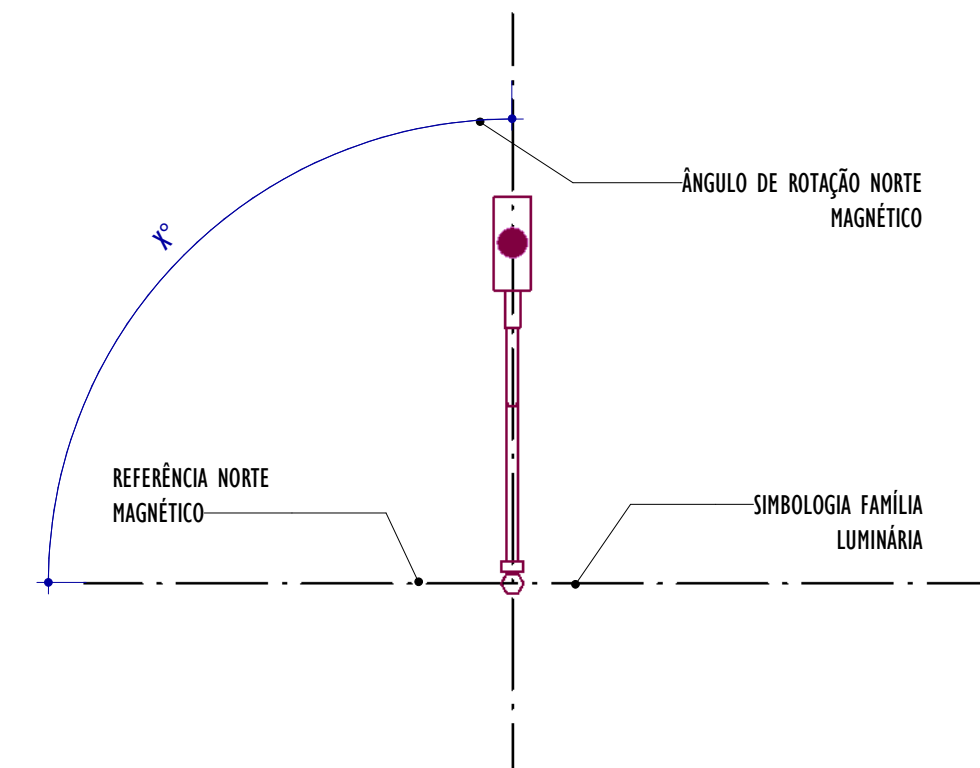

3 LEGENDA ROTAÇÃO DO NORTE

01. CONFERIR MEDIDAS EM OBRA;
02. VERIFICAR ESPECIFICAÇÕES TÉCNICAS DOS EQUIPAMENTOS DE ILUMINAÇÃO DE SEU DETERMINADO FABRICANTE;
03. AS COTAS SÃO DOS EIXOS DAS LUMINÁRIAS;


LEGENDA DE SERTORIZAÇÃO											
<div>SETOR 01</div>		<div>SETOR 02</div>		<div>SETOR 03</div>		<div>SETOR 04</div>					
LEGENDA											
Nº ITEM	SIMBOLOGIA		DESCRIÇÃO								QUANT.
P01			POSTE CÔNICO CONTÍNUO RETO CLASSE 40, EM AÇO GALVANIZADO, COM ALTURA ÚTIL=6m, ASSENTAMENTO POR MEIO DE ENGASTAMENTO DE 1m + 1 BRAÇOS CURVO – 45°, EM AÇO GALVANIZADO, COMPRIMENTO 1,15m - FABRICADO EM AÇO GALVANIZADO DE Ø 44,4cm + 1 LUMINÁRIA LED 30W - COM TOMADA PARA 3 PINOS								20
TABELA DE ESPECIFICAÇÕES - LUMINÁRIAS											
Nº ITEM	PRODUTO	DESCRIÇÃO	POTÊNCIA (W)	DIMENSÕES (cm)	TEMPERATURA DE COR (K)	FLUXO LUMINOSO (lm)	IRC	IP	FABRICANTE	MODELO	QUANT.
L01		LUMINÁRIA LED 30W - COM TOMADA PARA 3 PINOS - ABERTURA FACHO: RSS - ACABAMENTO EM ALUMÍNIO INJETADO A ALTA PRESSÃO - VIDA ÚTIL: 102.000 HORAS	30	47.5x13.5x9.4cm	2.700	5.084	>70	P66	TECNOWATT OU SIMILAR	SIGMA S1	20
LISTA DE MATERIAIS - COMPONENTES											
PRODUTO	DESCRIÇÃO					DIMENSÕES	MODELO	FABRICANTE		QUANT.	
	BRAÇO CURVO – 45, EM AÇO GALVANIZADO, COMPRIMENTO 1,15m - FABRICADO EM AÇO GALVANIZADO DE Ø 44,4cm					1,15m	BCU-1,5-48	IBILUX OU SIMILAR		20	
	POSTE CÔNICO CONTÍNUO RETO CLASSE 40, EM AÇO GALVANIZADO, COM ALTURA ÚTIL=6m, FIXADO COM FLANGE NO PISO POR MEIO DE PARABOLT E CHUMBADOR QUÍMICO					4x11,7xø3 [H(m)x ØB(cm)x ØT(cm)]	PCRf-06-40	IBILUX OU SIMILAR		20	
REV.	DESCRIÇÃO					DATA	EXEC.	VERIF.	APROV.		
00	EMISSÃO INICIAL					06/2025	RF	RF	SL		
CONTRATADA: 						RE: Sinval Ladeira					
						NEG. ORÇ: 28.498/D					
						ASS: SINVAL LADEIRA-13797247672 <small>Assinado de forma digital por SINVAL LADEIRA-13797247672. Data: 2025.10.17 14:16:54 -0300</small>					
CONTRATANTE: PREFEITURA MUNICIPAL DE GUARAPARI											
MUNICÍPIO/ÁREA: GUARAPARI/ES											
PROGRAMA: DRENAGEM DA COMUNIDADE PORTAL CLUBE											
TÍTULO E CONTEÚDO:						PROJETO EXECUTIVO LUMINOTÉCNICO					
						PLANTA - SETOR 01					
DATA: JUNHO/2025		ESCALA: INDICADA		FOLHA: 02/06							
ARQUIVO: LUM-PE-GUA737-DCPC-042025-R00											




NOTAS GERAIS

01. CONFERIR MEDIDAS EM OBRA;
02. VERIFICAR ESPECIFICAÇÕES TÉCNICAS DOS EQUIPAMENTOS DE ILUMINAÇÃO DE SEU DETERMINADO FABRICANTE;
03. AS COTAS SÃO DOS EIXOS DAS LUMINÁRIAS;


REV.	DESCRIÇÃO	DATA	EXEC.	VERIF.	APROV.
00	EMIÇÃO INICIAL	06/2025	RF	RF	SL
CONTRATADA:		<div> <div>  </div> <div> <p>RE: Sinval Ladeira</p> <p>REG. ORÇ: 28.498/D</p> <p> <small>Assinado de forma digital por SINVAL LADEIRA-13797247672</small> <small>Assinado de forma digital por SINVAL LADEIRA-13797247672</small> <small>Qualquer dúvida, entrar em contato com o setor de licitação.</small> </p> </div> </div>			
CONTRATANTE:		PREFEITURA MUNICIPAL DE GUARAPARI			
MUNICÍPIO/ÁREA:		GUARAPARI/ES			
PROGRAMA:		DRENAGEM DA COMUNIDADE PORTAL CLUBE			
TÍTULO E CONTEÚDO:		<p>PROJETO EXECUTIVO LUMINOTÉCNICO</p> <p>PLANTA - SETOR 03</p>			
DATA:	JUNHO/2025	ESCALA:	INDICADA	FOLHA:	
ARQUIVO:	LUM-PE-GUA737-DCPC-04/2025-R00				

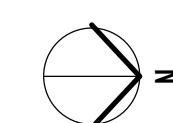


ESCALA: 1 : 100

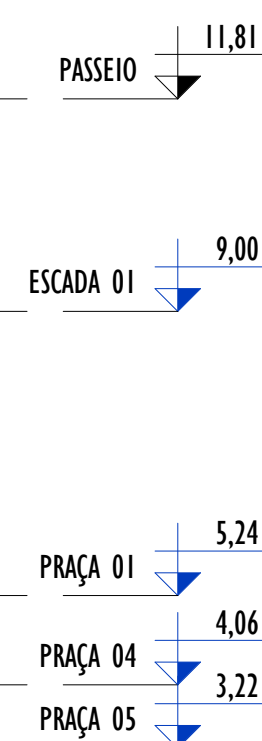


ESCALA: 1 : 100

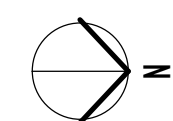

ESCALA: 1 : 100

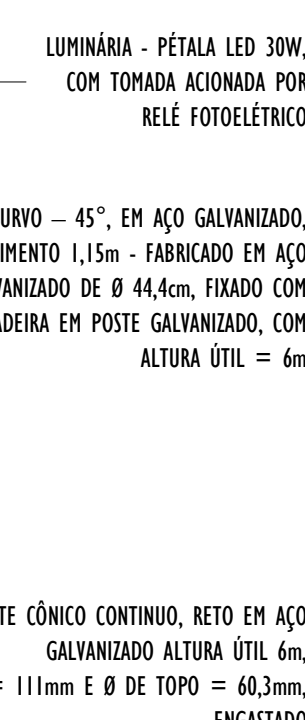


4

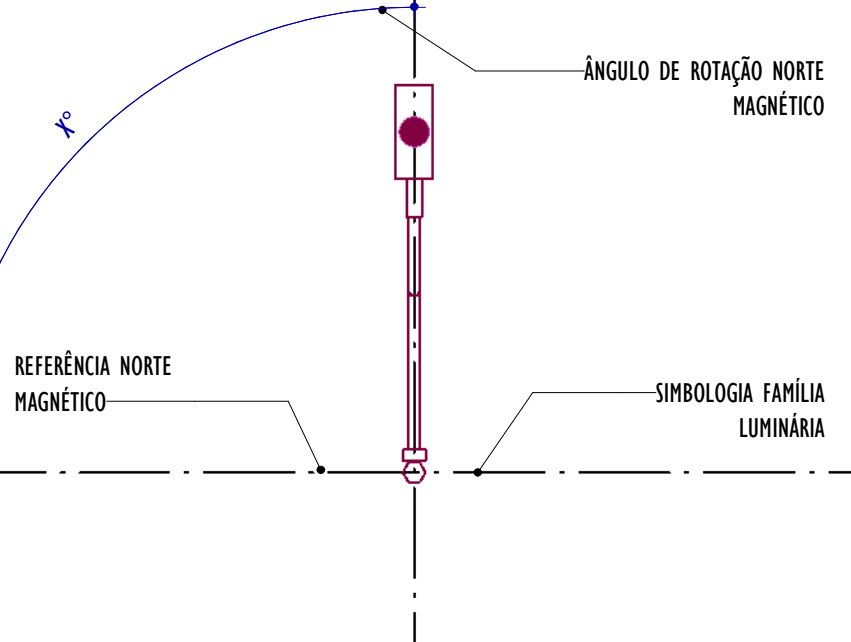


5


[illegible]

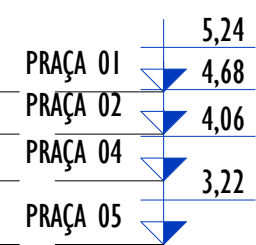


CORTE BB

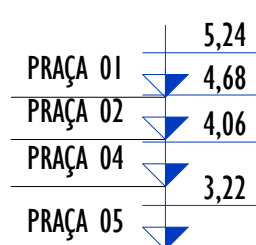


CORTE CC

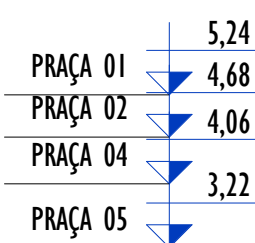

CORTE DD

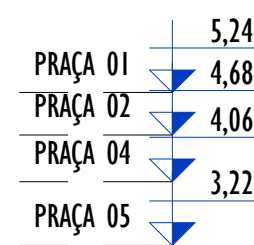

CORTE FF

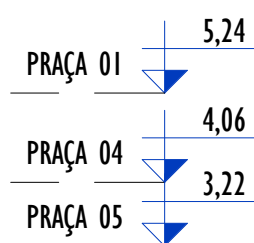

CORTE FF

NOTAS GERAIS

01. CONFERIR MEDIDAS EM OBRA;
02. VERIFICAR ESPECIFICAÇÕES TÉCNICAS DOS EQUIPAMENTOS DE ILUMINAÇÃO DE SEU DETERMINADO FABRICANTE;
03. AS COTAS SÃO DOS EIXOS DAS LUMINÁRIAS;

LEGENDA			
Nº TEM	SIMBOLOGIA	DESCRIÇÃO	QUANT.
PO1		POSTE CÔNICO CONTÍNUO RETO CLASSE 40, EM AÇO GALVANIZADO, COM ALTURA ÚTIL=6m, ASSENTAMENTO POR MEIO DE ENGASTAMENTO DE 1m + 1 BRAÇOS CURVO - 45°, EM AÇO GALVANIZADO, COMPRIMENTO 1,15m - FABRICADO EM AÇO GALVANIZADO DE Ø 44,4cm + 1 LUMINÁRIA LED 30W - COM TOMADA PARA 3 PINOS	20

TABELA DE ESPECIFICAÇÕES - LUMINÁRIAS											
Nº ITEM	PRODUTO	DESCRIÇÃO	POTÊNCIA (W)	DIMENSÕES (cm)	TEMPERATURA DE COR (K)	FLUXO LUMINOSO (lm)	IRC	IP	FABRICANTE	MODELO	QUANT.
LOI		LUMINÁRIA LED 30W - COM TOMADA PARA 3 PINOS - ABERTURA FAÇO: RSS - ACABAMENTO EM ALUMÍNIO INJETADO A ALTA PRESSÃO - VIDA ÚTIL: 102.000 HORAS	30	47,5x13,5x9,4cm	2.700	5.084	>70	P66	TECHOWATT OU SIMILAR	SIGMA S1	20

LISTA DE MATERIAIS - COMPONENTES					
PRODUTO	DESCRIÇÃO	DIMENSÕES	MODELO	FABRICANTE	QUANT.
	BRACO CURVO – 45, EM AÇO GALVANIZADO, COMPRIMENTO 1,15m - FABRICADO EM AÇO GALVANIZADO DE Ø 44,4cm	1,15m	BCU-1,5-48	IBILUX OU SIMILAR	20
	POSTE CÔNICO CONTÍNUO RETO CLASSE 40, EM AÇO GALVANIZADO, COM ALTURA ÚTIL=6m, FIXADO COM FLANGE NO PISO POR MEIO DE PARABOLTS E CHUMBADOR QUÍMICO	4x11,7x6,03 [H(m) ØB(cm); ØT(cm)]	PCRF-06-40	IBILUX OU SIMILAR	20

REV.	DESCRIÇÃO	DATA	EXEC.	VERIF.	APROV.

00	EMISSION INICIAL	06/2025	RF	RF	SL
CONTRATADA:		<div> <div>  </div> <div> <div> <div>RF:</div> <div>Sinval Ladeira</div> </div> <div> <div>REG. CEE:</div> <div>28.498/D</div> </div> <div> <div>ASS. SINVAL LAIDEIRA:1379724762</div> <div>Assinado de forma digital por SINVAL LAIDEIRA:1379724762 Dados: 2025.10.17 14:14:05</div> </div> </div> </div>			

CONTRATANTE: PREFEITURA MUNICIPAL DE GUARAPARI

UNICÍPIO/ÁREA: GUARAPARI/ES

PROGRAMA: DRENAGEM DA COMUNIDADE PORTAL CLUBE

TULO E CONTEÚDO:

PROJETO EXECUTIVO LUMINOTÉCNICO

CORTES

DATA:	JUNHO/2025	ESCALA:	INDICADA	FOLHA:
ARQUIVO:	LUM-PE-GUA737-DCPC-042025-R00			



INFORMAÇÕES DO DOCUMENTO

Documento capturado em 21/08/2026 14:10:19 (HORÁRIO DE BRASÍLIA - UTC-3)
por BRUNELLA FOLETTA COSTA AMBLARD (GERENTE QCE-03 - GEPRO - SEDURB - GOVES)
Valor Legal: CÓPIA SIMPLES | Natureza: DOCUMENTO NATO-DIGITAL

A disponibilidade do documento pode ser conferida pelo link: <https://e-docs.es.gov.br/d/2026-P7HDSL>

