


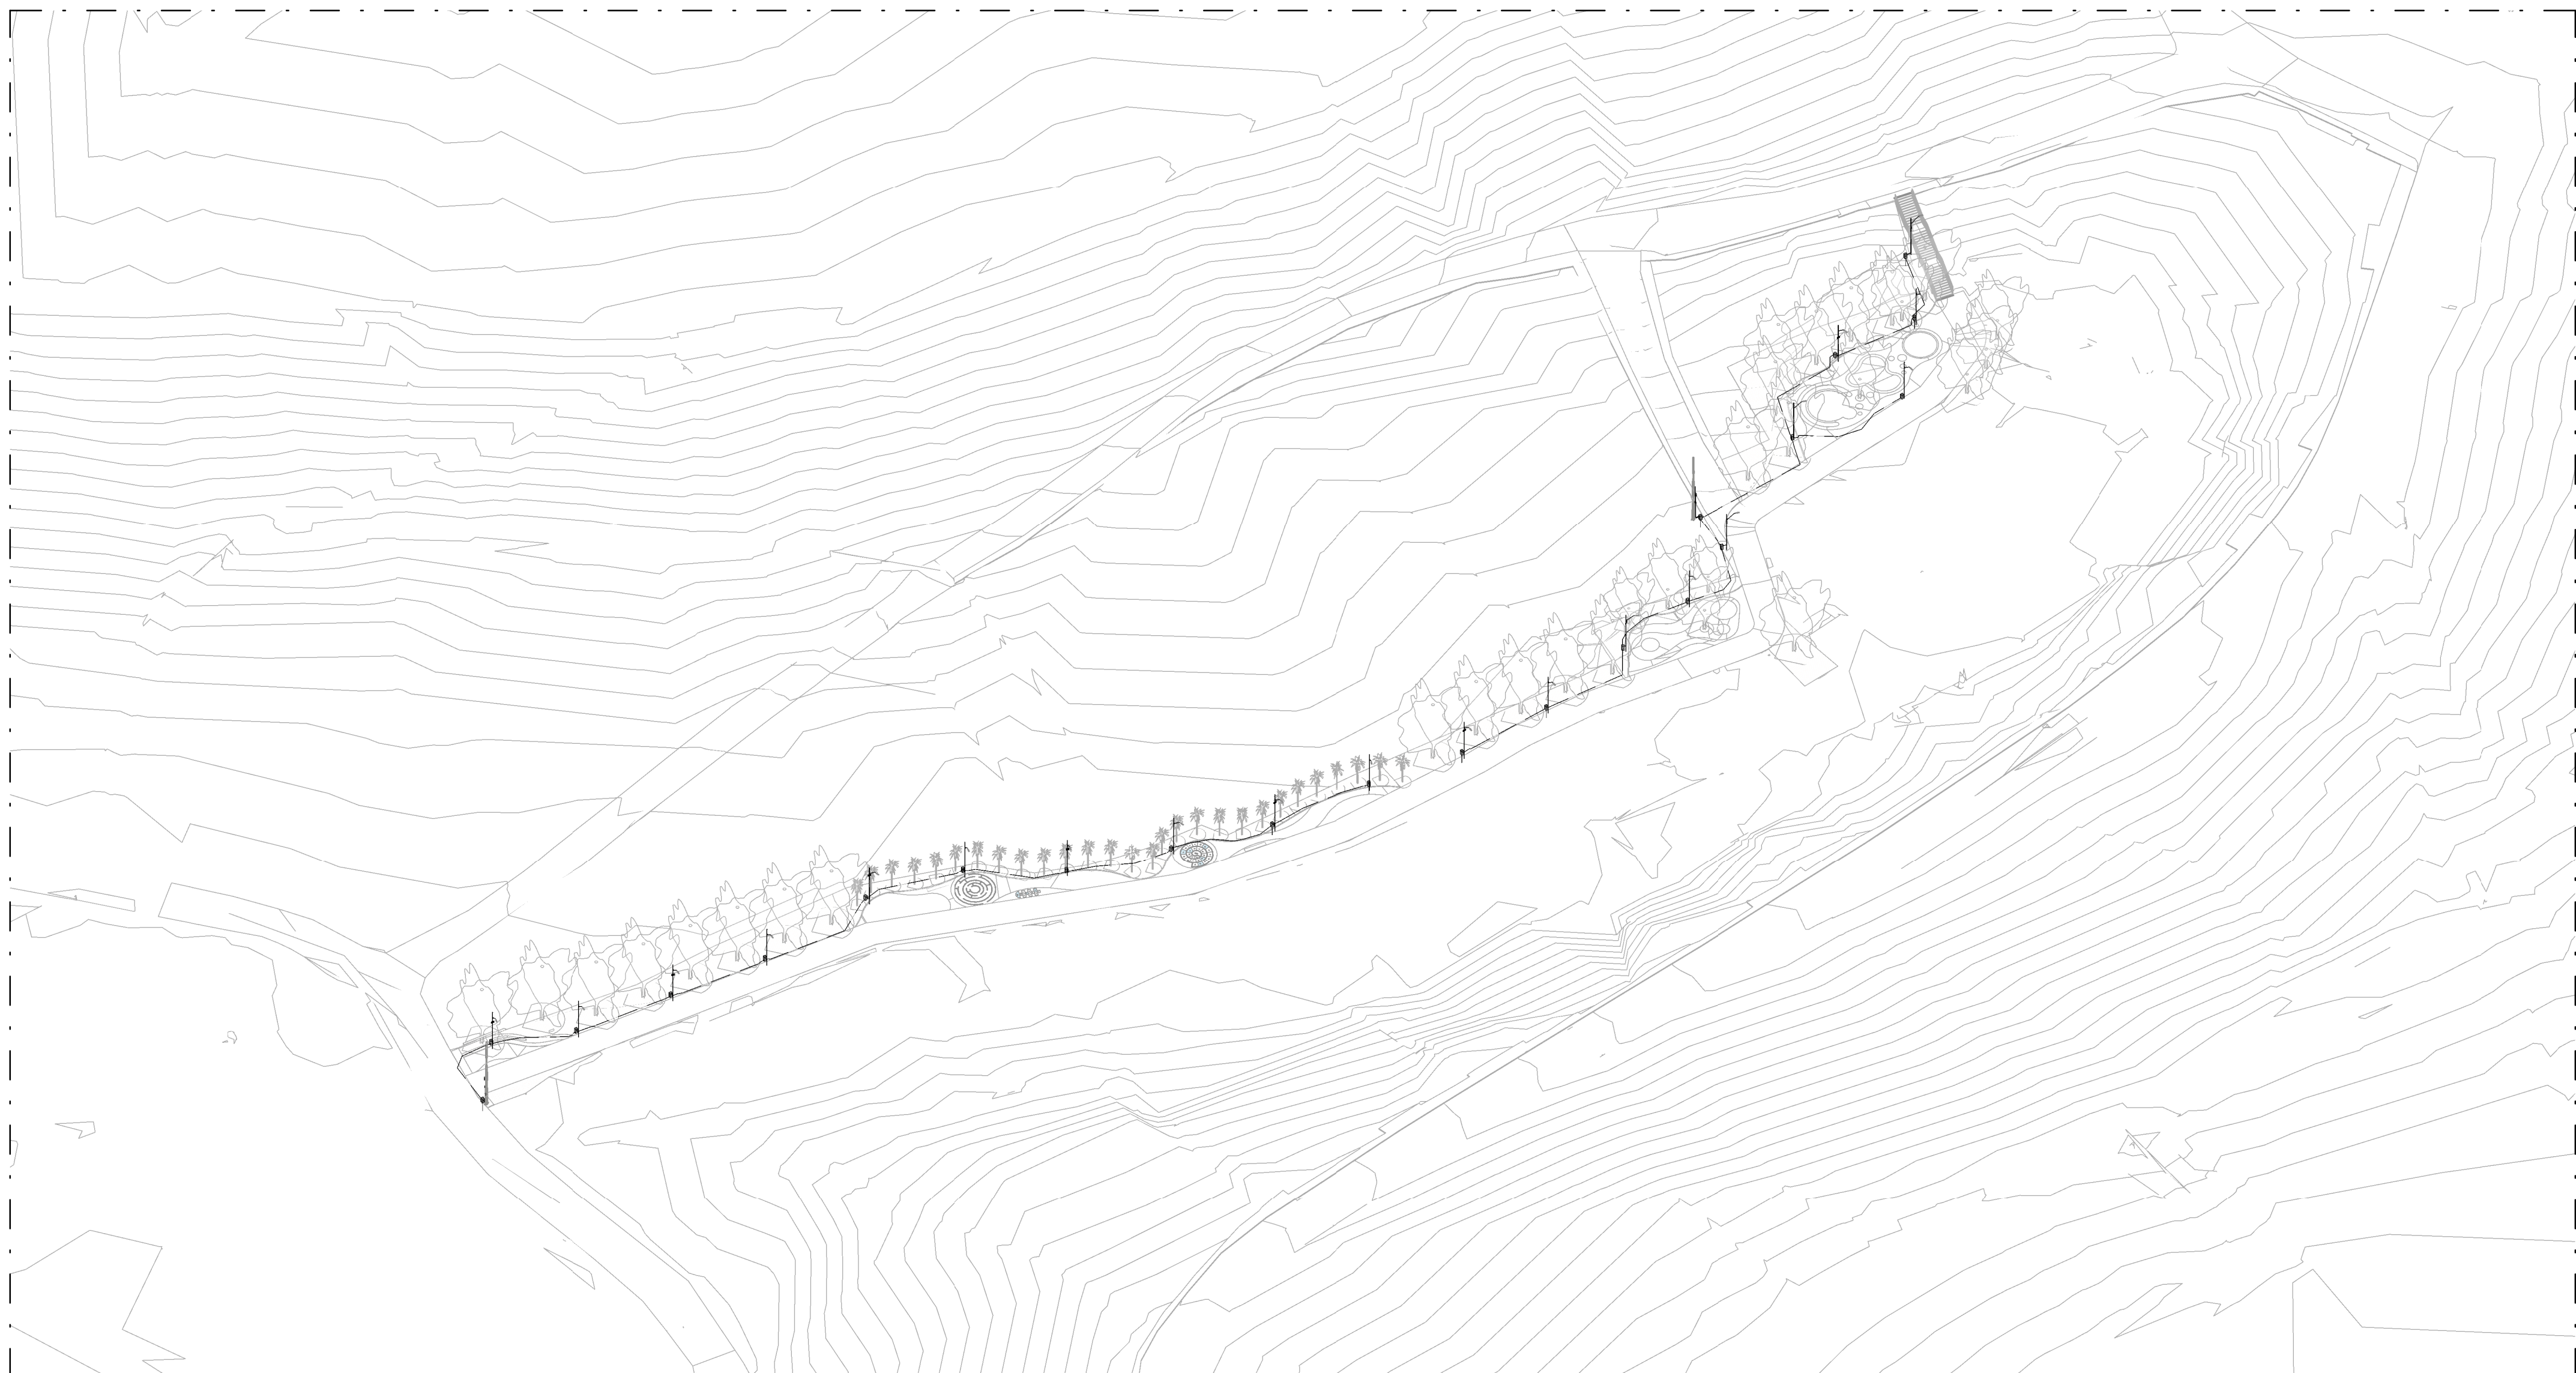

PERSPECTIVA ISOMÉTRICA

LISTA DE MATERIAIS - ELETROTUTOS			
DESCRIÇÃO DO MATERIAL	DIÂMETRO NOMINAL	COMPRIMENTO (m)	REFERÊNCIA DE FABRICANTE
COBRIGADO PEAD			
ELETROTUTO FLEXÍVEL COBRIGADO PEAD, CONFORME NBR15715	30mm (1 1/4")	412,71 m	KANALEX OU EQUIVALENTE
ELETROTUTO AÇO GALVANIZADO NBR85598			
ELETROTUTO DE AÇO GALVANIZADO A FOGO, COM ROSCA BSP CONFORME NBR85598	32mm (1 1/4")	20,67 m	APOLLO TUBOS E EQUIPAMENTOS OU EQUIVALENTE

QUANTITATIVO DE CABOS - ATERRAMENTO		
DESCRIÇÃO DO MATERIAL	COMPRIMENTO (m)	REFERÊNCIA DE FABRICANTE
CABO DE COBRE ISOLADO VERDE 16mm² CLASSE 2	7,06	TERMOTECNICA REF.TEL-5717

TABELA DE EQUIVALÊNCIA DE DIÂMETROS									
DENOMINAÇÃO DE REFERÊNCIA POLÉDAGAS	FLEXÍVEL - NBR15465			PEAD - NBR15715			AÇO GALVANIZADO - NBR3598		
	DN - DIÂMETRO NOMINAL	DI - DIÂMETRO INTERNO(mm)	DE - DIÂMETRO EXTERNO(mm)	DN - DIÂMETRO NOMINAL	DI - DIÂMETRO INTERNO(mm)	DE - DIÂMETRO EXTERNO(mm)	DN - DIÂMETRO NOMINAL	DI - DIÂMETRO INTERNO(mm)	DE - DIÂMETRO EXTERNO(mm)
1/2"	20	15,4	20,0	-	-	-	15	19,1	21,3
3/4"	25	19,0	25,0	-	-	-	20	24,4	26,7
1"	32	25,0	32,0	-	-	-	25	31,1	33,7
1 1/4"	-	-	-	30	31,5	41,3	32	39,7	42,4
1 1/2"	-	-	-	40	43,0	56,0	40	45,3	48,3
2"	-	-	-	50	50,8	63,4	50	57,3	60,3
2 1/2"	-	-	-	-	-	-	65	72,7	76,1
3"	-	-	-	75	75,0	89,5	80	85,5	88,9
4"	-	-	-	100	103,0	124,5	100	108,5	114,3

QUANTITATIVO DE CABOS EM METROS (COBRE/UN/SOL. EPR/1KV/90°C)									
(FA- Condutor Fase A), (FB- Condutor Fase B), (FC- Condutor Fase C), (N - Condutor Neutro), (PE - Condutor Terra), (Ne - Condutor de...)									
Sugestão de Cores para os condutores- FA: Vermelho, FB: Preto, FC:Amarelo, N: Azul Claro, PE: Verde									
FA-2,5mm ²	FA-4,0mm ²	FA-16,0mm ²	FB-2,5mm ²	FB-4,0mm ²	FB-16,0mm ²	FC-16,0mm ²	PE-2,5mm ²	PE-4,0mm ²	PE-16,0mm ²
123,8	539,6	5,0	123,8	539,6	5,0	5,0	123,8	303,3	11,2

LISTA DE MATERIAIS - COMPONENTES			
DESCRIÇÃO DO MATERIAL	DIMENSÕES	QUANTIDADE (un)	REFERÊNCIA DE FABRICANTE
PLACA DE ADERÊNCIA EM ACM PARA ÁREAS ABERTAS	50x8cm	10	MONTAL REF.: 911
ATERRAMENTO			
CONECTOR CABO-HASTE EM BROCKE PARA UM CABO, 16-70mm² COM GRAMPO U, PORCAS E ARBUÉLAS EM AÇO QF	16-70mm²	8	TERMOTÉCNICA REF. TEL-1580
HASTES DE ATERRAMENTO COBRADA ALTA CAMADA, Ø5/8" X 1,20M (Ø 14,3MM – EFETIVO)	Ø3/4" x 2,40m	8	TERMOTÉCNICA REF. TEL-5822
PABAFISO AUTOTARRACHANTE EM AÇO INOX, Ø4,2 x 32mm, FORNECIDO COM BUCHA DE NYLON	Ø4,2 x 32mm	20	TERMOTÉCNICA Ref. TEL-5333
TERMINAL DE PRESSÃO 16mm²	16mm²	20	TERMOTÉCNICA REF. TEL-5016
CAIXAS DE PASSAGEM			
CAIXA ENTERRADA ELÉTRICA RETANGULAR EM CONCRETO PRÉ MOLDADO, COM TAMPA DE FERRO FUNDIDO, FUNDO COM BRITA, DIMENSÕES INTERNAS	0,3x0,3x0,3m	22	
COMPONENTE ELÉTRICO			
CONJUNTO RELÉ FOTOCONDUCTOR COM BASE DE MONTAGEM E SUPORTE METÁLICO, MODELO DE 4 FIOS, TENSÃO DE OPERAÇÃO: 50-VOLT (127/220Vca), CAPACIDADE DE CARGA: EM 127Vca: 1000W, 1280VA / EM 220Vca: 1000W, 1800VA		20	EXATRON OU EQUIVALENTE
DERIVAÇÕES PARA ELETRODUTOS ROSCA BSP			
CURVA 90° PARA ELETRODUTO RÍGIDO DE AÇO GALVANIZADO, ROSCA BSP CONFORME ABNT NBR 5598	Ø 1.1/4"	4	CONEX OU EQUIVALENTE
LUA DE FERRO MODULAR PARA ELETRODUTO RÍGIDO GALVANIZADO A FOGO, ROSCA BSP CONFORME ABNT NBR 5598	Ø 1.1/4"	8	CONEX OU EQUIVALENTE
DISJUNTORES E PROTEÇÕES			
DPS - DISJUNTOR DE PROTEÇÃO CONTRA CURTOS, MONOPOLAR, TENSÃO NOMINAL DE OPERAÇÃO UO 127/220V, MÁXIMA TENSÃO DE OPERAÇÃO CONTÍNUA UC= 275 V, CORRENTE DE DESCARGA MÁXIMA= 45KA, FIXAÇÃO EM TRILHO DIN 35MM	VCL 275V 45KA 5X1A	8	CLAMPER OU EQUIVALENTE
MINI DISJUNTOR BIPOLAR 16A CURVA C, CONFORME ABNT NBR NM 4089B, ENCAIXE PERFIL DIN 35MM	C 16A	4	STECK OU EQUIVALENTE
MINI DISJUNTOR BIPOLAR 43A CURVA C, CONFORME ABNT NBR NM 4089B, ENCAIXE PERFIL DIN 35MM	C 63A	2	STECK OU EQUIVALENTE
PADRÃO DE ENTRADA			
CAIXA DE MEDIÇÃO E PROTEÇÃO COM LENTE PARA LEITURA EM POSTE DA CONCESSIONÁRIA CATEGORIA E ATENDIMENTO D (CONFORME EDP PT.01.FON.00061-912) COM DISJUNTOR BIPOLAR DE 63A		2	
QUADRO ELÉTRICO			
FORNECIMENTO E MONTAGEM DE QUADRO CONFORME DIAGRAMA UNIFILAR DO QUP-01 E QUP-02, VER FOLHA 00/08		2	CEMAR OU EQUIVALENTE

NOTAS GERAIS

- 01- ELÉTROTROS EMBUITOS NO SOLO SERÃO DO TIPO PEAD;
- 02- OS CONDUTORES NÃO COTADOS SERÃO DE #2,5MM²;
- 03- OS ELÉTROTROS NÃO COTADOS SERÃO DE Ø30MM;
- 04- EM TODOS ELÉTROTROS SUBTERRÂNEO, OS CONDUTORES DEVERÃO SER DE COBRE, CLASSE 0,6/1KV, ISOLAÇÃO EM EPR, TEMPERATURA 90°C;
- 05- TODOS OS PONTOS METÁLICOS DEVERÃO SER ATERRADOS;
- 06- DEVEM SER LIGADOS AO CONDUTOR DE ATERRAMENTO/PROTEÇÃO TODOS OS SEQUENTES EQUIPAMENTOS: LUMINÁRIAS, POSTES METÁLICOS, ELÉTROTROS METÁLICOS APARENTES, QUADROS METÁLICOS E DEMAS EQUIPAMENTOS QUE TENHAM CARCARGAS OU PARTES CONDUTORAS APARENTES, EXCETO BRACOS E SUPORTES DE LUMINÁRIAS;
- 07- SÃO PROIBIDAS ENCOMAS DE QUALQUER TIPO NA PARTE INTERNA DE BRACOS E POSTES;
- 08- AS CONEXÕES SUBTERRÂNEAS DEVEM SER ISOLADAS ATRAVÉS DA APLICAÇÃO DE FITA AUTO-FUSÃO E ISOLANTE;
- 09- A CONEXÃO ENTRE OS CABOS COM AS LUMINÁRIAS DEVE SER FEITA COM CONECTORES DO TIPO ALAVANCA DE CONTINUIDADE OU CONECTORES DO TIPO TORÇÃO;
- 10- TODAS AS CONEXÕES ENTRE CONDUTORES DEVEM SER FEITAS COM CONECTORES APROPRIADOS, DE MODO A MANTER A SEGURANÇA E GARANTIR A DURABILIDADE DAS INSTALAÇÕES;
- 11- TODAS AS TURBULAÇÕES DEVEM SER SONDADAS COM FIO-GUA A FIM DE SE FACILITAR A PASSAGEM DOS CABOS;
- 12- AS CAIXAS DE PASSAGEM DEVERÃO SER VEDADAS PARA SE EVITAR VANDALISMOS OU RUÍDOS) APÓS AS VISTÓRIAS E LIBERAÇÕES A SEREM REALIZADAS PELA EQUIPE DE FISCALIZAÇÃO DA PREFEITURA OU PODER CONCEDENTE DA ILUMINAÇÃO PÚBLICA DO REGIÃO;
- 13- TODAS AS CAIXAS DE PASSAGEM DEVERAM SER INSTALADAS A UMA DISTÂNCIA MÁXIMA DE 50cm DO EIXO DOS POSTES;
- 14- AS INSTALAÇÕES ELÉTRICAS DEVERÃO SER EXECUTADAS RESPEITANDO OS PADRÕES DE QUALIDADE E SEGURANÇA ESTABELECIDOS NA NORMA NBR5140/2008 - INSTALAÇÕES ELÉTRICAS DE BAIXA TENSÃO, NR-10/2020 - SEGURANÇA EM INSTALAÇÕES E SERVIÇOS EM ELÉTRICIDADE, NBR 5101/2024 - ILUMINAÇÃO PÚBLICA;
- 15- PARA ESTE PROJETO, FORAM ADOPTADOS OS CRITÉRIOS TÉCNICOS ESTABELECIDOS NO GUIA DE ESPECIFICAÇÕES PARA ILUMINAÇÃO PÚBLICA - VERSÃO 3.3 (ENGIE - CURITIBA/PR) E TAMBÉM OS CRITÉRIOS TÉCNICOS ESTABELECIDOS NA NORMA DE EPR P.T.D.T.PON00061 (V12) - FORNECIMENTO DE ENERGIA ELÉTRICA EM TENSÃO SECUNDÁRIA DE DISTRIBUIÇÃO PARA ILUMINAÇÃO PÚBLICA;
- 16- O PROJETO ELÉTRICO EM QUESTÃO, COMPREENDE A INFRAESTRUTURA, POSICIONAMENTO E INSTALAÇÃO DOS POSTES DE ILUMINAÇÃO DA PRAÇA A SER IMPLEMENTADO, NÃO COMPREENDE A IMPLEMENTAÇÃO QUE PODE SER NECESSÁRIA NA REDE DE DISTRIBUIÇÃO DA CONCESSIONÁRIA;
- 17- O SISTEMA DEVERÁ TER UMA MANUTENÇÃO PREVENTIVA ANUAL E SEMPRE ATINGIDO POR DESCARGAS ATMOSFÉRICAS PARA VERIFICAR EVENTUAIS IRREGULARIDADES E GARANTIR A EFICIÊNCIA DO SISTEMA DE ATERRAMENTO E EQUIPOTENCIALIZAÇÃO;
- 18- OS ELÉTROTROS DE ATERRAMENTO DAS CARCARGAS METÁLICAS DOS POSTES SERÃO ISOLADOS COM DIÂMETRO 16mm²;
- 19- O SISTEMA DE ATERRAMENTO NÃO IMPEDE A OCORRÊNCIA DAS DESCARGAS ATMOSFÉRICAS E NÃO PODE ASSEGURAR A PROTEÇÃO ABSOLUTA DE UMA ESTRUTURA, DE PESSOAS E BENS. ENTRETANTO, A APLICAÇÃO DA REFERIDA NORMA REDUZ DE FORMA SIGNIFICATIVA OS RISCOS DE DANOS DEVIDOS ÀS DESCARGAS ATMOSFÉRICAS. A NBR RECOMENDA QUE EM CASO DE CHUVAS COM TROVADAS, OS TRANSUNTES PROCUREM SE ABRIGAR DENTRO DE EDIFICAÇÕES OU INÍVES DE LOCAIS ABERTOS;
- 20- A NBR 5141-2 RECOMENDA O USO DE PLACAS DE ADVERTÊNCIA EM ÁREAS ABERTAS, POIS NÃO HÁ GARANTIA DE PROTEÇÃO TOTAL A PESSOAS DURANTE TEMPESTADES. ESSAS PLACAS ALEAMOS SOBRE O RISCO DE DESCARGAS ATMOSFÉRICAS E ORIENTAM A BUSCA POR ABRIGO SEGURO. SUA UTILIZAÇÃO É UMA MEDIDA ESSENCIAL DE SEGURANÇA E PREVENÇÃO;
- 21- O ACOMODAMENTO DE LUMINÁRIAS VÁRIAS DEVE SER SEMPRE INDIVIDUAL, FEITO POR RELES FOTOELÉTRICOS INSTALADOS NAS LUMINÁRIAS.


REV.	DESCRIÇÃO	DATA	EEXEC.	VERIF.	APROV.
00	EMISSION INICIAL	07/2025	JDRB	FMS	SL
CONTRATADA:		RÉ: Sinval Ladeira			
		REC. ORÇ.: 28.498/D			
		ASSINVAL LAIDEIRA:13797247672 Assinado de forma digital por SINVAL LAIDEIRA:13797247672 Data:2025.10.17 14:06:22 -03'00'			
CONTRATANTE:		PREFEITURA MUNICIPAL DE GUARAPARI			
MUNICÍPIO/ÁREA:		GUARAPARI/ES			
PROGRAMA:		DRENAGEM DA COMUNIDADE PORTAL CLUBE			
TÍTULO E CONTEÚDO:		<p>PROJETO DE INSTALAÇÕES ELÉTRICAS</p> <h1>PERSPECTIVA ISOMÉTRICA E QUANTITATIVOS</h1>			
DATA:	DATA	ESCALA:	INDICADA	FOLHA:	
ARQUIVO:	ELE-PE-GUA737-DCEPC-072025-R00			01/08	

2 MAPA CHAVE - SETOR 01

LEGENDA	
	CONDUTORES NEUTRO, FASE E TERRA
	POTÊNCIA E NÚMERO DO CIRCUITO DO PONTO DE LUZ. PARA ESPECIFICAÇÕES DAS LUMINÁRIAS, VER PROJETO LUMINOTÉCNICO
	PLACA DE ADVERTÊNCIA DE CHUVAS E TROVÕES
	CAIXA PARA MEDIDOR COM LENTE
	QUADRO DE ILUMINAÇÃO PÚBLICA
	HASTE DE ATERRAMENTO COBREADA ALTA CAMADA (S/8) 2400mm
	CAIXA DE PASSAGEM NO PISO 300x300x300mm
	ELETRODUTO PEAD Ø30mm ENTERRADO NO SOLO
	ELETRODUTO EM AÇO GALVANIZADO Ø32mm

NOTAS GERAIS

 - 01 - ELÉTROTUTOS EMBUTIDOS NO SOLO SERÃO DO TIPO PEAD;
- 02 - OS CONDUTORES NÃO COTADOS SERÃO DE #2,5MM²;
- 03 - OS ELÉTROTUTOS NÃO COTADOS SERÃO DE Ø30MM;
- 04 - EM TODO ELÉTROTUTO SUBTERRÂNEO, OS CONDUTORES DEVERÃO SER DE COBRE, CLASSE 0,6/1KV, ISOLAÇÃO EM EPR, TEMPERATURA 90°C;
- 05 - TODOS OS PONTOS METÁLICOS DEVERÃO SER ATERRADOS;
- 06 - DEVEM SER LIGADOS AO CONDUTOR DE ATERRAMENTO/PROTEÇÃO TODOS OS SEGUINTE EQUIPAMENTOS: LUMINÁRIAS, POSTES METÁLICOS, ELÉTROTUTOS METÁLICOS APARENTES, QUADROS METÁLICOS E DEMAIS EQUIPAMENTOS QUE TENHAM CARCÁS OU PARTES CONDUTORAS APARENTES, EXCETO BANCOS E SUPORTES DE LUMINÁRIAS;
- 07 - SÃO PROIBIDAS EMENDAS DE QUALQUER TIPO NA PARTE INTERNA DE BANCOS E POSTES;
- 08 - AS CONEXÕES SUBTERRÂNEAS DEVEM SER ISOLADAS ATRAVÉS DA APLICAÇÃO DE FITAS AUTO-ADESIVAS E ISOLANTE;
- 09 - A CONEXÃO ENTRE OS CABOS COM AS LUMINÁRIAS DEVE SER FEITA COM CONECTORES DO TIPO ALAVANCA DE CONTINUIDADE OU CONECTORES DO TIPO TORÇÃO;
- 10 - TODAS AS CONEXÕES ENTRE CONDUTORES DEVEM SER FEITAS COM CONECTORES APROPRIADOS, DE MODO A MANTER A SEGURANÇA E GARANTIR A DURABILIDADE DAS INSTALAÇÕES;
- 11 - TODAS AS TUBULAÇÕES DEVEM SER SONDADES COM FIO-GUIA A FIM DE SE FACILITAR A PASSAGEM DOS CABOS;
- 12 - AS CAIXAS DE PASSAGEM DEVERÃO SER VEDADAS PARA SE EVITAR VANDALISMOS OU RUÍDOS APÓS AS VISITAS E LIBERAÇÕES A SEREM REALIZADAS PELA EQUIPE DE FISCALIZAÇÃO DA PREFEITURA OU PEDIR CONCEDENTE DA ILUMINAÇÃO PÚBLICA DA REGIÃO;
- 13 - TODAS AS CAIXAS DE PASSAGEM DEVERÃO SER INSTALADAS A UMA DISTÂNCIA MÁXIMA DE 50cm DO EIXO DOS POSTES;
- 14 - AS INSTALAÇÕES ELÉTRICAS DEVERÃO SER EXECUTADAS RESPEITANDO OS PADRÕES DE QUALIDADE E SEGURANÇA ESTABELECIDOS NA NORMA NBR5104/2008 - INSTALAÇÕES ELÉTRICAS DE BAIXA TENSÃO, NR-10/2020 - SEGURANÇA EM INSTALAÇÕES E SERVIÇOS EM ELÉTRICIDADE, NBR 5101/2024 - ILUMINAÇÃO PÚBLICA;
- 15 - PARA ESTE PROJETO, FORAM ADOTADOS OS CRITÉRIOS TÉCNICOS ESTABELECIDOS NO GUIA DE ESPECIFICAÇÕES PARA ILUMINAÇÃO PÚBLICA - VERSÃO 3.3 (ENGIE - LUMINTIPAR) E TAMBÉM OS CRITÉRIOS TÉCNICOS ESTABELECIDOS NA NORMA EPP P.D.T.PD.N00061 (V12) - FORNECIMENTO DE ENERGIA ELÉTRICA EM TENSÃO SECUNDÁRIA DE DISTRIBUIÇÃO PARA ILUMINAÇÃO PÚBLICA;
- 16 - O PROJETO ELÉTRICO EM QUESTÃO, CONTEMPLA A INFRAESTRUTURA, POSICIONAMENTO E INSTALAÇÃO DOS POSTES DE ILUMINAÇÃO DA PRACA A SER IMPLEMENTADO, NÃO CONTEMPLA A INTERFERÊNCIA QUE PODE SER NECESSÁRIA NA REDE DE DISTRIBUIÇÃO DA CONCESSIONÁRIA;
- 17 - O SISTEMA DEVERÁ TER UMA MANUTENÇÃO PREVENTIVA ANUAL E SEMPRE QUE ATINGIDO POR DESCARGAS ATMOSFÉRICAS PARA VERIFICAR EVENTUAIS IRREGULARIDADES E GARANTIR A EFICIÊNCIA DO SISTEMA DE ATERRAMENTO E POTENCIALIZAÇÃO;
- 18 - OS ELÉTROTUTOS DE ATERRAMENTO DAS CARCÁS METÁLICAS DOS POSTES SERÃO ISOLADOS COM DIÂMETRO 16mm²;
- 19 - O SISTEMA DE ATERRAMENTO NÃO IMPEDE A OCORRÊNCIA DAS DESCARGAS ATMOSFÉRICAS E NÃO PODE ASSEGURAR A PROTEÇÃO ABSOLUTA DE UMA ESTRUTURA, DE PESSOAS E BENS. ENTRETANTO, A APLICAÇÃO DA REFERIDA NORMA REDUZ DE FORMA SIGNIFICATIVA OS RISCOS DE DANOS DEVIDOS ÀS DESCARGAS ATMOSFÉRICAS. A NBR RECOMENDA QUE EM CASO DE CHUVAS COM TROVADAS, OS TRANSUNTES PROCUREM SE ABRIGAR DENTRO DE EDIFICAÇÕES OU INÍVES DE LOCAS ABERTOS;
- 20 - A NBR 5419-2 RECOMENDA O USO DE PLACAS DE ADVERTÊNCIA EM ÁREAS ABERTAS, POIS NÃO HÁ GARANTIA DE PROTEÇÃO TOTAL A PESSOAS DURANTE TEMPESTADES. ESSAS PLACAS ALERTAM SOBRE O RISCO DE DESCARGAS ATMOSFÉRICAS E ORIENTAM A BUSCA POR ABRIGO SEGURO. SUA UTILIZAÇÃO É UMA MEDIDA ESSENCIAL DE SEGURANÇA E PREVENÇÃO;
- 21 - O ACOMODAMENTO DE LUMINÁRIAS VÁRIAS DEVE SER SEMPRE INDIVIDUAL, FEITO POR RELES FOTOELÉTRICOS INSTALADOS NAS LUMINÁRIAS.

REV.	DESCRIÇÃO	DATA	EXEC.	VERIF.	APROV.
00	EMIÇÃO INICIAL	07/2025	JDRB	FMS	SL
<div> <div>CONTRATADA:</div> <div>  </div> </div>		NR:	Sinval Ladeira		
		REG. ORÇ:	28.498/D		
		ASS: SINVAL LAIDEIRA-13797247672 <small>Assinado de forma digital por SINVAL LAIDEIRA-13797247672 Data: 2025.10.11 14:05:45</small>			

PREFEITURA MUNICIPAL DE GUARAPARI

GUARAPARI/ES


DRENAGEM DA COMUNIDADE PORTAL CLUBE

TÍTULO E CONTEÚDO:


PROJETO DE INSTALAÇÕES ELÉTRICAS

PLANTA BAIXA - SETOR 01


DATA:	DATA	ESCALA:	INDICADA	FOLHA:
ARQUIVO:	ELE-PE-GUA737-DCPC-072025-R00			

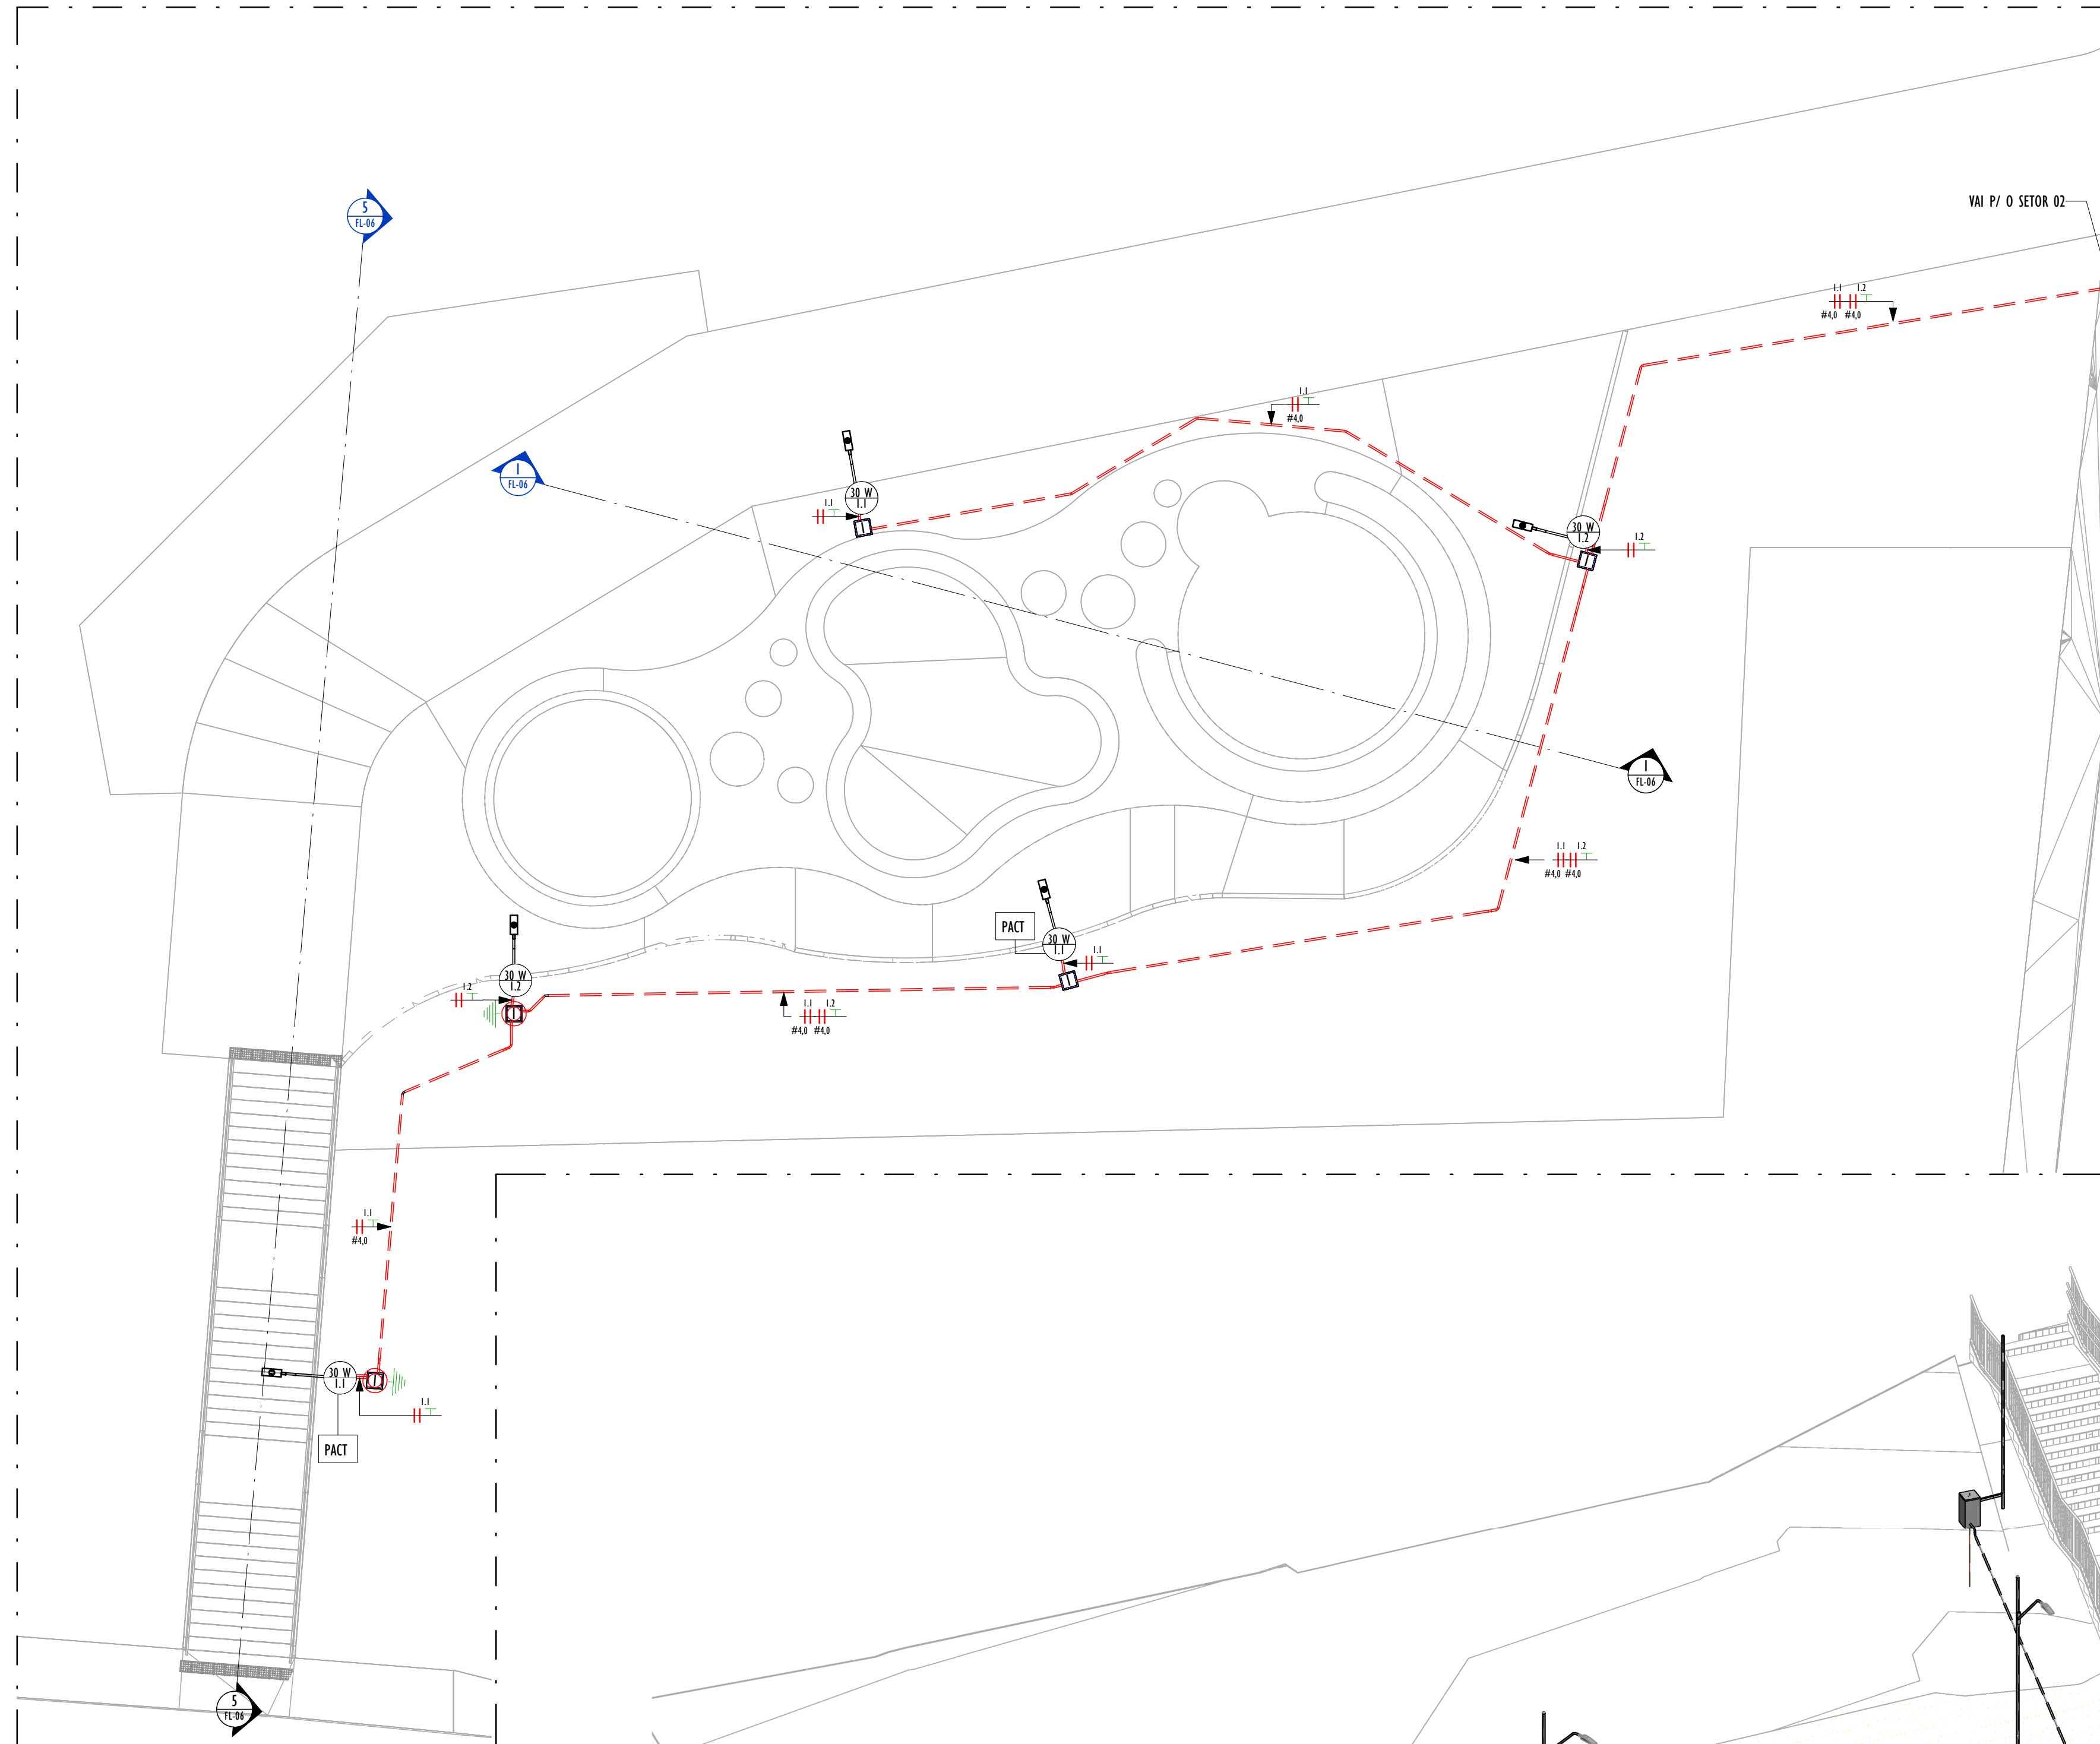

PLANTA BAIXA - SETOR 01
ESCALA: 1 : 100

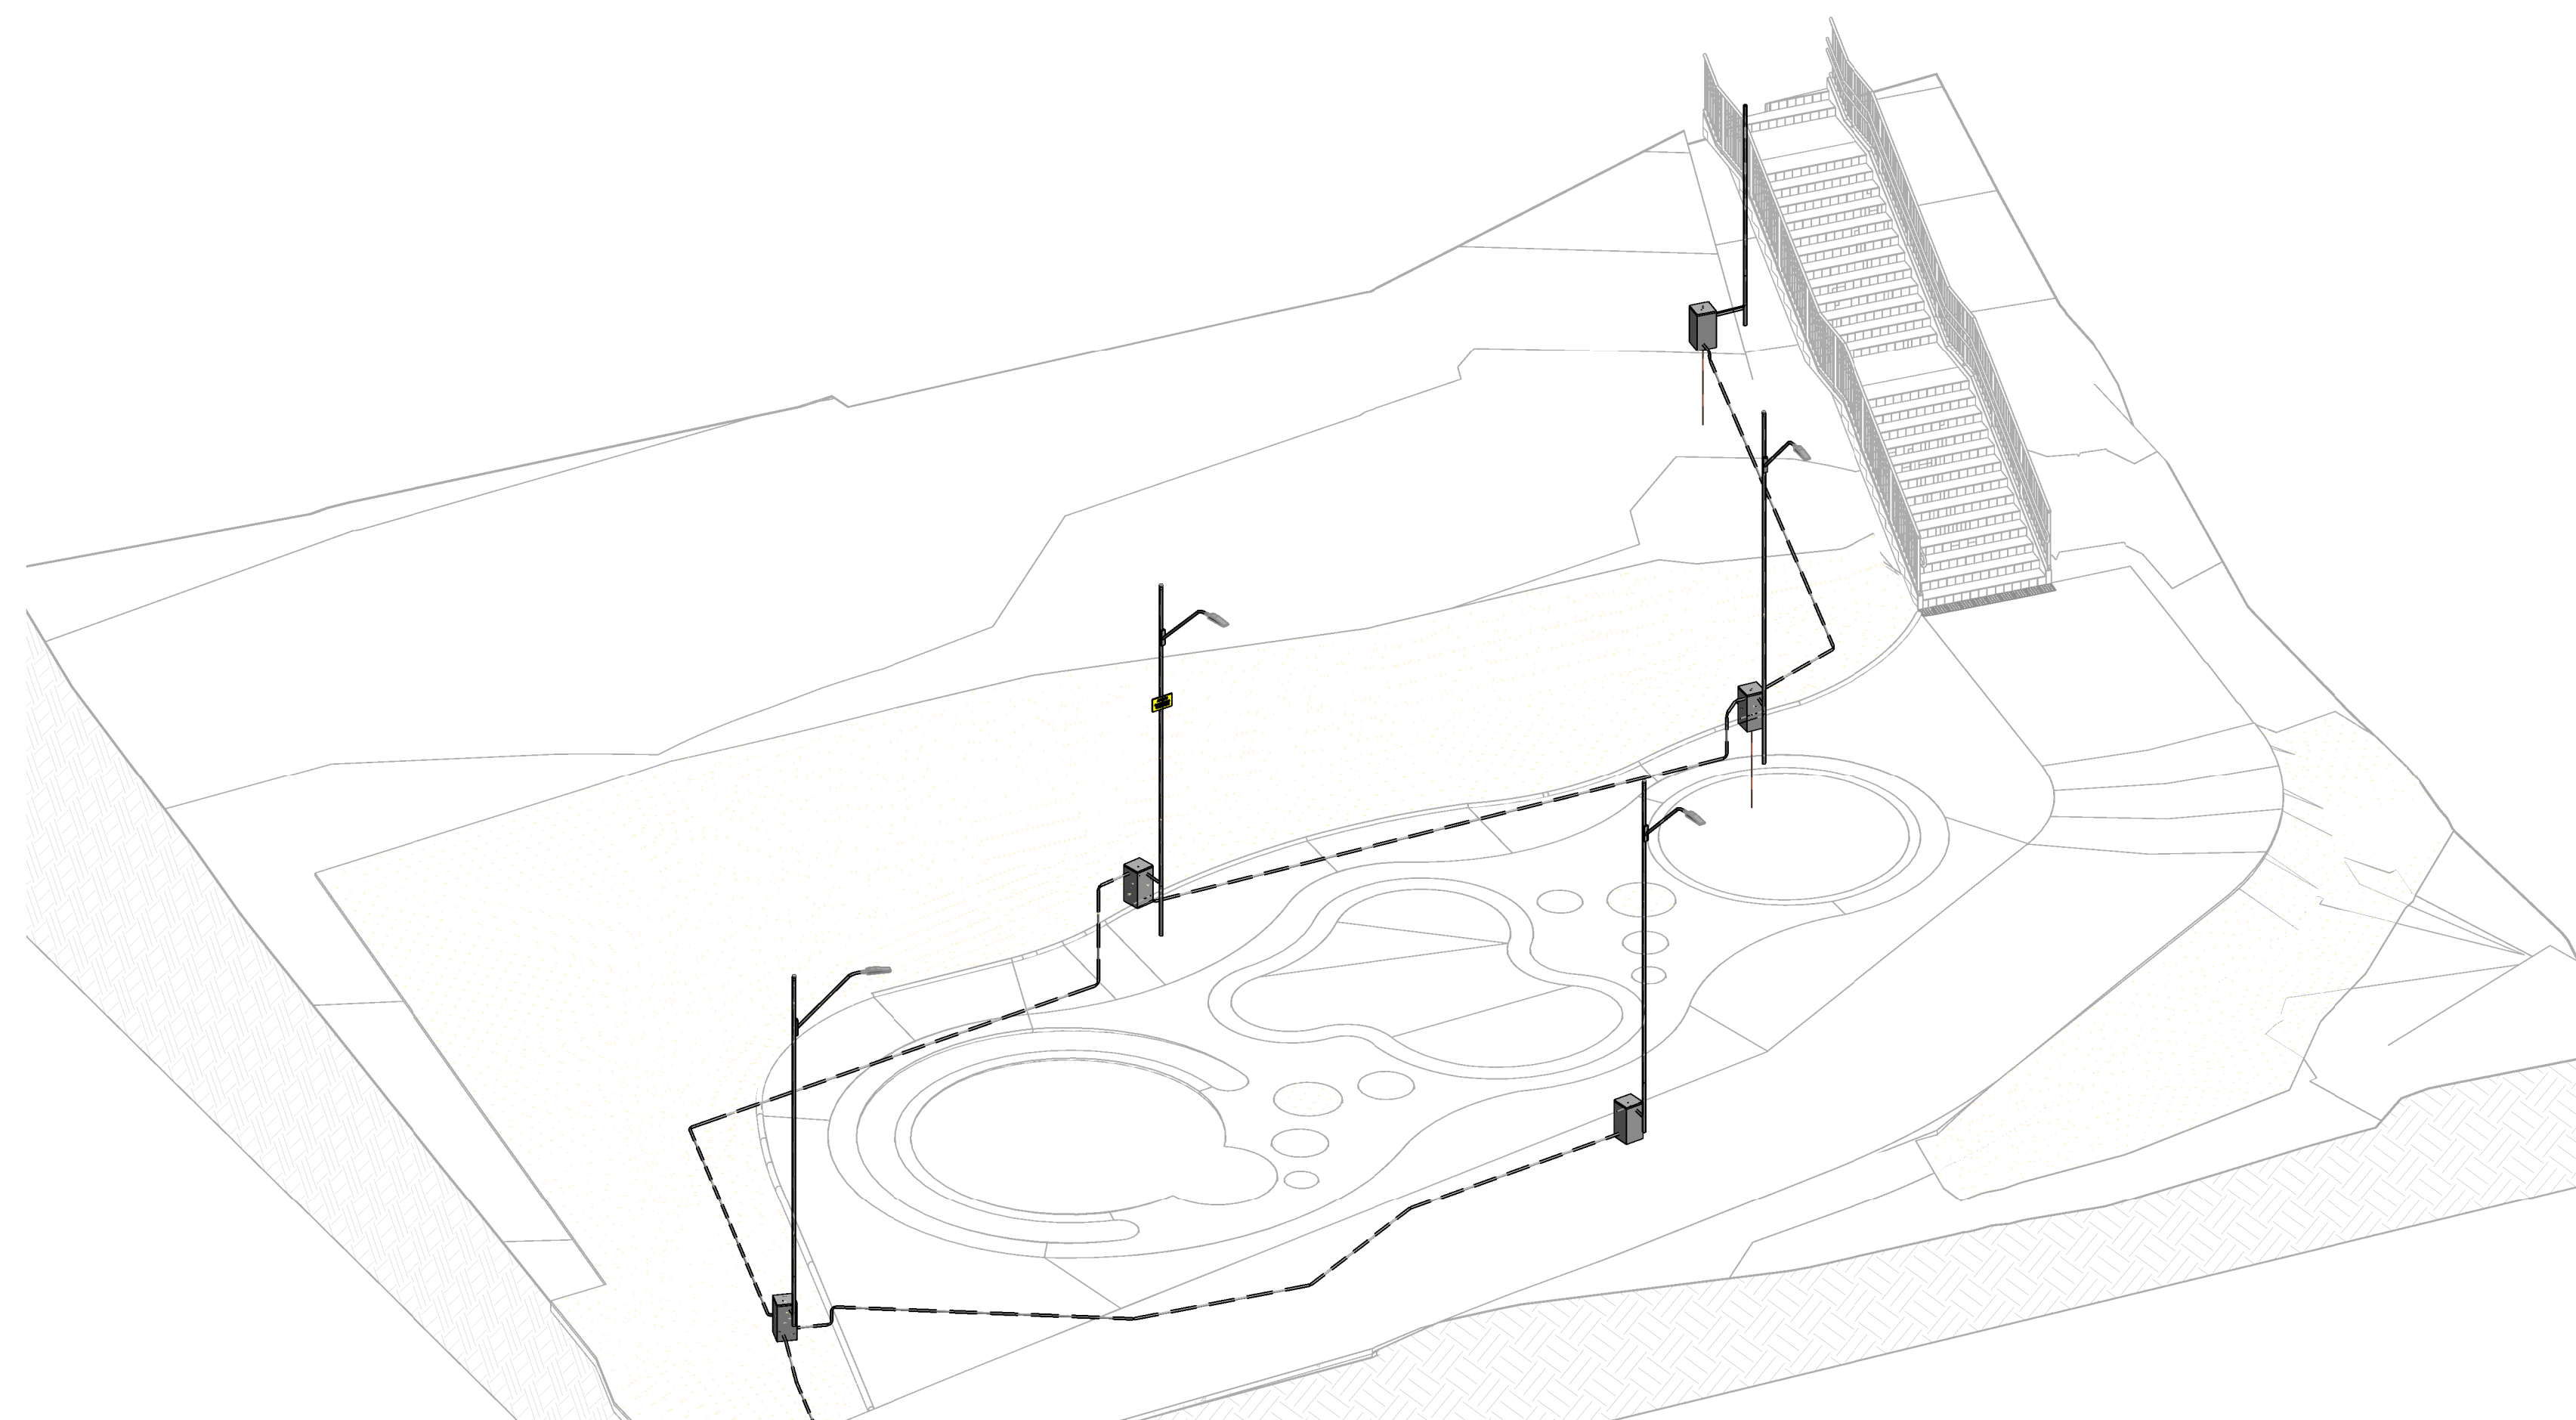

3 PERSPECTIVA SETOR 01

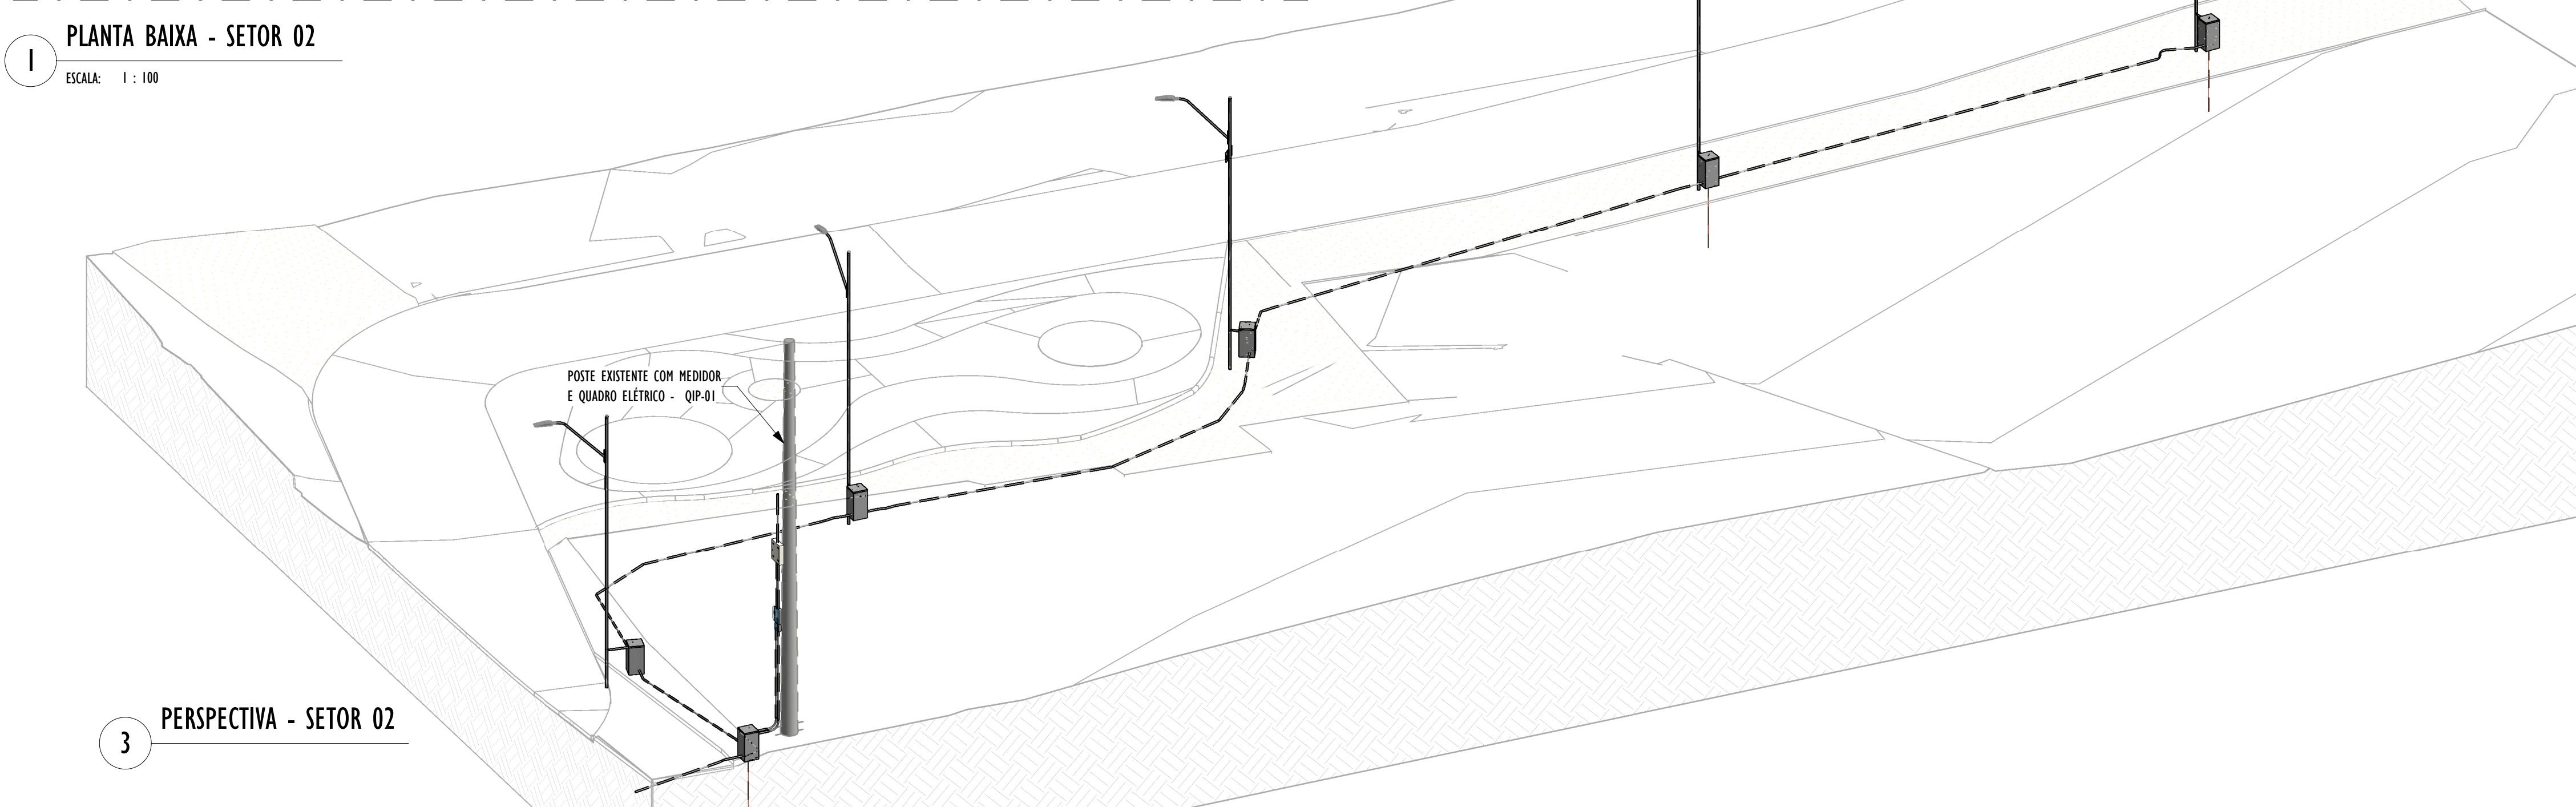


LEGENDA	
	CONDUTORES NEUTRO, FASE E TERRA
	POTÊNCIA E NÚMERO DO CIRCUITO DO PONTO DE LUZ. PARA ESPECIFICAÇÕES DAS LUMINÁRIAS, VER PROJETO LUMINOTÉCNICO
	PLACA DE ADVERTÊNCIA DE CHUVAS E TROVÕES
	CAIXA PARA MEDIDOR COM LENTE
	QUADRO DE ILUMINAÇÃO PÚBLICA
	HASTE DE ATERRAMENTO COBREADA ALTA CAMADA (5/8) 2400mm
	CAIXA DE PASSAGEM NO PISO 300x200x300mm
	ELETRODUTO PEAD Ø30mm ENTERRADO NO SOLO
	ELETRODUTO EM AÇO GALVANIZADO Ø32mm

NOTAS GERAIS


- 01 - ELÉTROTODOS EMBITUDOS NO SOLO SERÃO DO TIPO PEAD;
- 02 - OS CONDUTORES NÃO COTADOS SERÃO DE #2,5MM²;
- 03 - OS ELÉTROTODOS NÃO COTADOS SERÃO DE Ø30MM;
- 04 - EM TODO ELÉTROTODU SUBTERRÂNEO, OS CONDUTORES DEVERÃO SER DE COBRE, CLASSE 0,6/1KV, ISOLAÇÃO EM EPR, TEMPERATURA 90°C;
- 05 - TODOS OS PONTOS METÁLICOS DEVERÃO SER ATERRADOS;
- 06 - DEVEM SER LIGADOS AO CONDUTOR DE ATERRAMENTO/PROTEÇÃO TODOS OS SEQUINTES EQUIPAMENTOS: LUMINÁRIAS, POSTES METÁLICOS, ELÉTROTODOS METÁLICOS APARENTES, QUADROS METÁLICOS E DEMAIS EQUIPAMENTOS QUE TENHAM CARCAÇAS OU PARTES CONDUCTORAS APARENTES, EXCETO BRAÇOS E SUPORTES DE LUMINÁRIAS;
- 07 - SÃO PROIBIDAS EMENDAS DE QUALQUER TIPO NA PARTE INTERNA DE BRAÇOS E POSTES;
- 08 - AS CONEXÕES SUBTERRÂNEAS DEVEREM SER ISOLADAS ATRÁVES DA APLICAÇÃO DE FITAS AUTO-FUSÃO E ISOLANTE;
- 09 - A CONEXÃO ENTRE OS CABOS COM AS LUMINÁRIAS DEVE SER FEITA COM CONECTORES DO TIPO ALAVANCA DE CONTINUIDADE OU CONECTORES DO TIPO TORÇÃO;
- 10 - TODAS AS CONEXÕES ENTRE CONDUTORES DEVEM SER FEITAS COM CONECTORES APROPRIADOS, DE MODO A MANTER A SEGURANÇA E GARANTIR A DURABILIDADE DAS INSTALAÇÕES;
- 11 - TODAS AS TURBULÊNCIAS DEVEM SER SONODADAS COM FIO-GUIA A FIM DE SE FACILITAR A PASSAGEM DOS CABOS;
- 12 - AS CAÍDAS DE PASSAGEM DEVERÃO SER YEDADAS (PARA SE EVITAR VANDALISMOS OU ROUBOS) AOS VISTORES E LIBERAÇÕES A SEREM REALIZADAS PELA EQUIPE DE FISCALIZAÇÃO DA PREFEITURA OU PODER CONCEDENTE DA ILUMINAÇÃO PÚBLICA DA REGIÃO;
- 13 - TODAS AS CAÍDAS DE PASSAGEM DEVERÃO SER INSTALADAS A UMA DISTÂNCIA MÁXIMA DE 50cm DO EIXO DOS POSTES;
- 14 - AS INSTALAÇÕES ELÉTRICAS DEVERÃO SER EXECUTADAS RESPEITANDO OS PADRÕES DE QUALIDADE E SEGURANÇA ESTABELECIDOS NA NORMA NBR514/2008 - INSTALAÇÕES ELÉTRICAS DE BAIXA TENSÃO, NR-10/2070 - SEGURANÇA EM INSTALAÇÕES E SERVIÇOS EM ELÉTRICIDADE, NBR 1501/2024 - ILUMINAÇÃO PÚBLICA;
- 15 - PARA ESTE PROJETO, FORAM ADOTADOS OS CRITÉRIOS TÉCNICOS ESTABELECIDOS NO GUIA DE ESPECIFICAÇÕES PARA ILUMINAÇÃO PÚBLICA - VERSÃO 3.3 (ENGE - CURITIBA/APP) E TAMBÉM OS CRITÉRIOS TÉCNICOS ESTABELECIDOS NA NORMA EDP PL.T.D.N.00061 (V12) - FORNECIMENTO DE ENERGIA ELÉTRICA EM TENSÃO SECUNDÁRIA DE DISTRIBUIÇÃO PARA ILUMINAÇÃO PÚBLICA;
- 16 - O PROJETO ELÉTRICO EM QUESTÃO, CONTEMPLA A INFRAESTRUTURA, POSICIONAMENTO E INSTALAÇÃO DOS POSTES DE ILUMINAÇÃO DA PRAÇA A SER IMPLEMENTADO, NÃO CONTEMPLA A INTERFERÊNCIA QUE PODE SER NECESSÁRIA NA REDE DE DISTRIBUIÇÃO DA CONCESSIONÁRIA;
- 17 - O SISTEMA DEVERÁ TER UMA MANUTENÇÃO PREVENTIVA ANUAL E SEMPRE QUE ATINGIDO POR DESCARGAS ATMOSFÉRICAS PARA VERIFICAR EVENTUAIS IRREGULARIDADES E GARANTIR A EFICIÊNCIA DO SISTEMA DE ATERRAMENTO E ELETROPOTENCIALIZAÇÃO;
- 18 - OS ELÉTROTODOS DE ATERRAMENTO DAS CARÇAÇAS METÁLICAS DOS POSTES SERÃO ISOLADOS COM DIÂMETRO 16mm;
- 19 - O SISTEMA DE ATERRAMENTO NÃO IMPEDE A OCORRÊNCIA DAS DESCARGAS ATMOSFÉRICAS E NÃO PODE ASSEGURAR A PROTEÇÃO ABSOLUTA DE UMA ESTRUTURA, DE PESSOAS E BENS. ENTRETANTO, A APLICAÇÃO DA REFERIDA NORMA REDUZ DE FORMA SIGNIFICATIVA OS RISCOS DE DANOS DEVIDOS ÀS DESCARGAS ATMOSFÉRICAS. A NBR RECOMENDA QUE EM CASO DE CHUVAS COM TROVADAS, OS TRANSUNTES PROCUREM SE ABRIGAR DENTRO DE EDIFICAÇÕES OU INÍVÉS DE LOCAIS ABERTOS;
- 20 - A NBR 5491/2 RECOMENDA O USO DE PLACAS DE ADVERTÊNCIA EM ÁREAS ABERTAS, POIS NÃO HÁ GARANTIA DE PROTEÇÃO TOTAL A PESSOAS DURANTE TEMPESTADES. ESSAS PLACAS ALERTAM SOBRE O RISCO DE DESCARGAS ATMOSFÉRICAS E ORIENTAM A BUSCA POR ABRIGO SEGURO. SUA UTILIZAÇÃO É UMA MEDIDA ESSENCIAL DE SEGURANÇA E PREVENÇÃO;
- 21 - O ACONCIAMENTO DE LUMINÁRIAS VARIAS DEVE SER SEMPRE INDIVIDUAL, FEITO POR RELÉS FOTOELÉTRICOS INSTALADOS NAS LUMINÁRIAS.

REV.	DESCRIÇÃO	DATA	EXEC.	VERIF.	APROV.
00	EMISSION INICIAL	07/2025	JORB	FMS	SL
CONTRATADA:		RE:	Sinval Ladeira		
		REG. ORCA:	28.498/D		
		ASSINHAL LADEIRA:1379724762	<div>Assinado de forma digital por SINVAL LADEIRA:1379724762 Data: 2025.10.17 14:06:41 +03'00'</div>		
CONTRATANTE:	PREFEITURA MUNICIPAL DE GUARAPARI				
MUNICÍPIO/ÁREA:	GUARAPARI/ES				
PROGRAMA:	DRENAGEM DA COMUNIDADE PORTAL CLUBE				
TÍTULO E CONTEÚDO:	<div>PROJETO DE INSTALAÇÕES ELÉTRICAS</div> <div>PLANTA BAIXA - SETOR 02</div>				
DATA:	DATA	ESCALA:	INDICADA	FOLHA:	03/08
ARQUIVO:	ELE-PE-GUA737-DPCP-072025-R00				

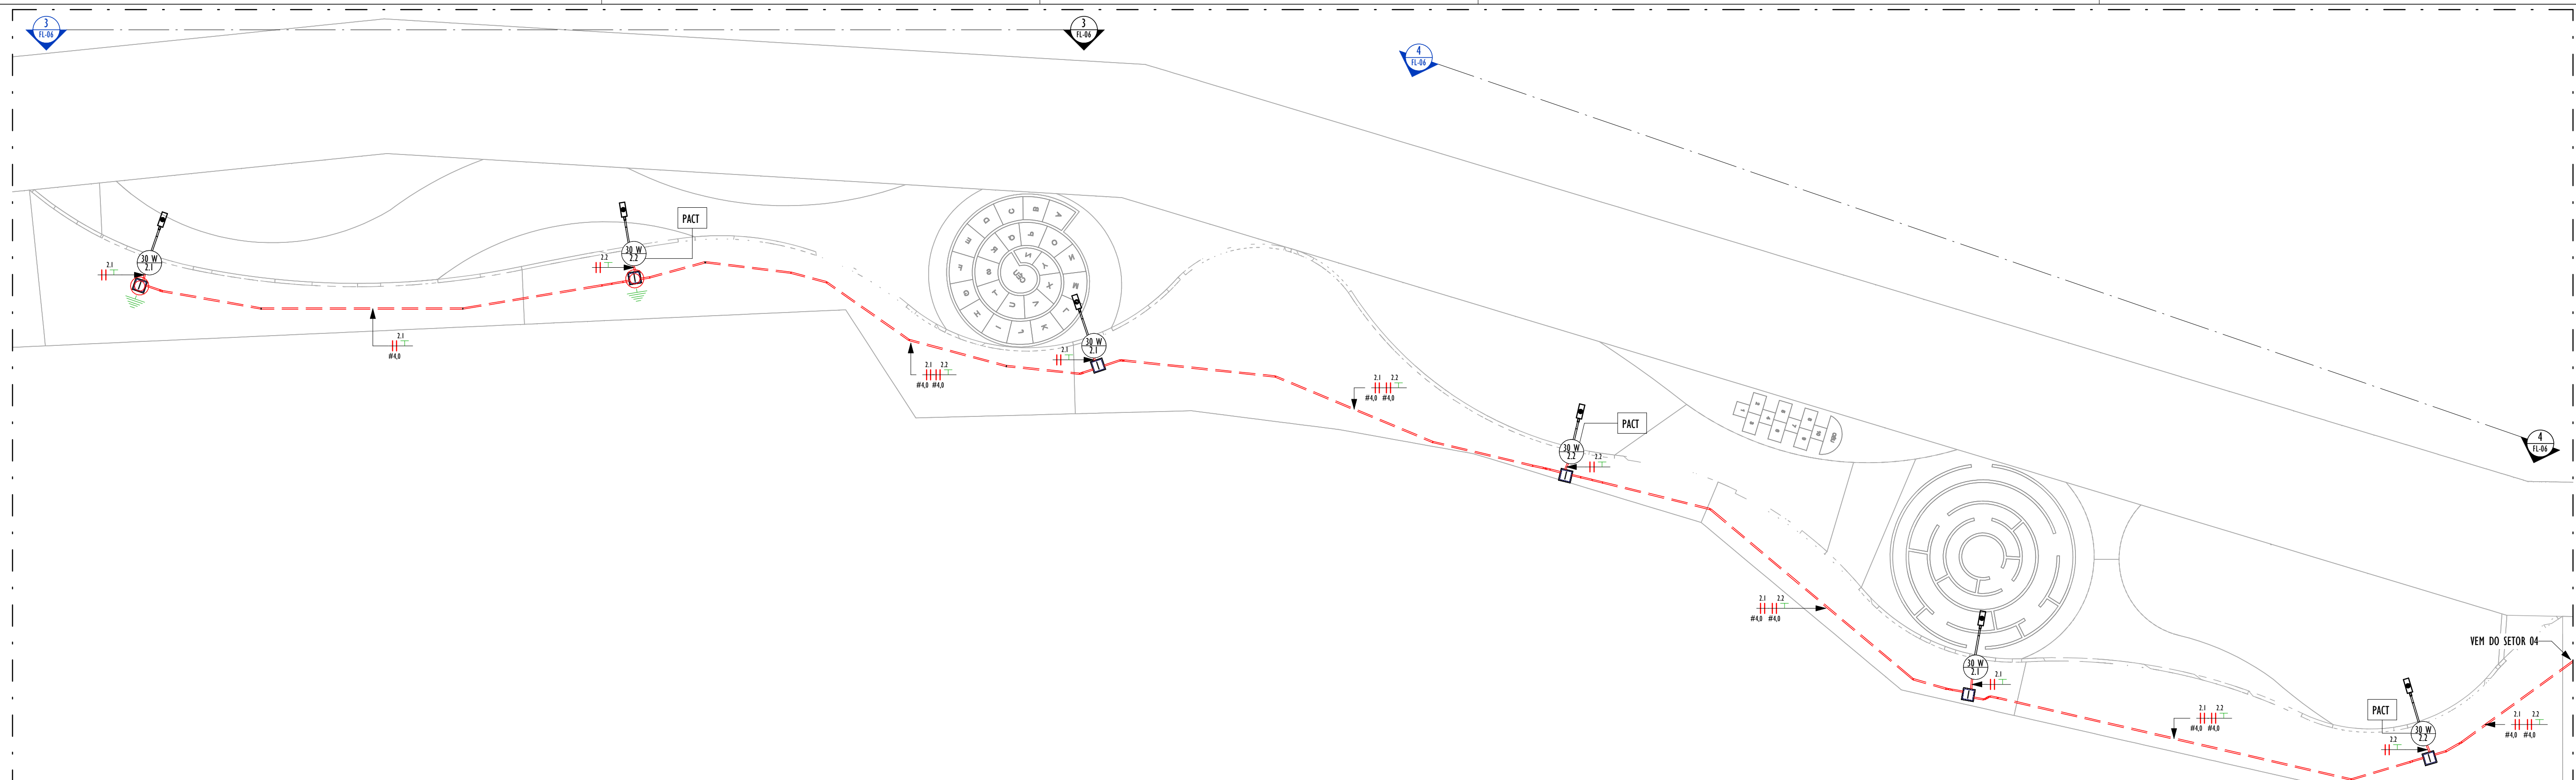

PLANTA BAIXA - SETOR 03


ESCALA: 1 : 100

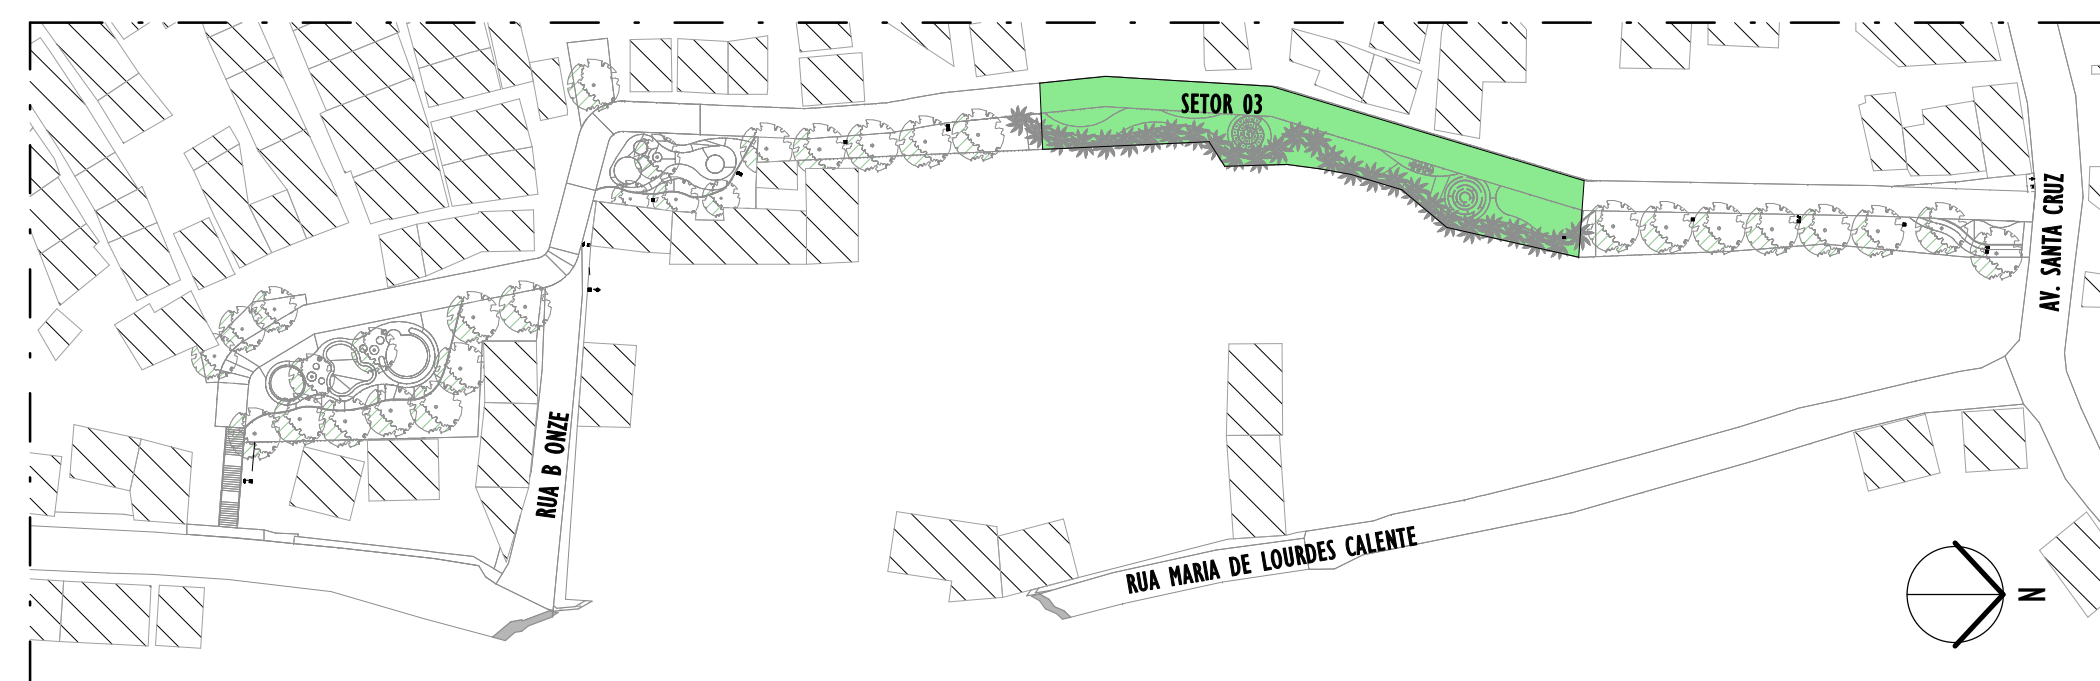

MAPA CHAVE - SETOR 03

ESCALA: 1 : 1000

LEGENDA	
	CONDUTORES NEUTRO, FASE E TERRA
	POTÊNCIA E NÚMERO DO CIRCUITO DO PONTO DE LUZ. PARA ESPECIFICAÇÕES DAS LUMINÁRIAS, VER PROJETO LUMINOTÉCNICO
	PLACA DE ADVERTÊNCIA DE CHUVAS E TROVÕES
	CAIXA PARA MEDIDOR COM LENTE
	QUADRO DE ILUMINAÇÃO PÚBLICA
	HASTE DE ATERRAMENTO COBRADA ALTA CAMADA (5/8) 2400mm
	CAIXA DE PASSAGEM NO PISO 300x300x300mm
	ELETRODUTO PEAD Ø30mm ENTERRADO NO SOLO
	ELETRODUTO EM AÇO GALVANIZADO Ø32mm

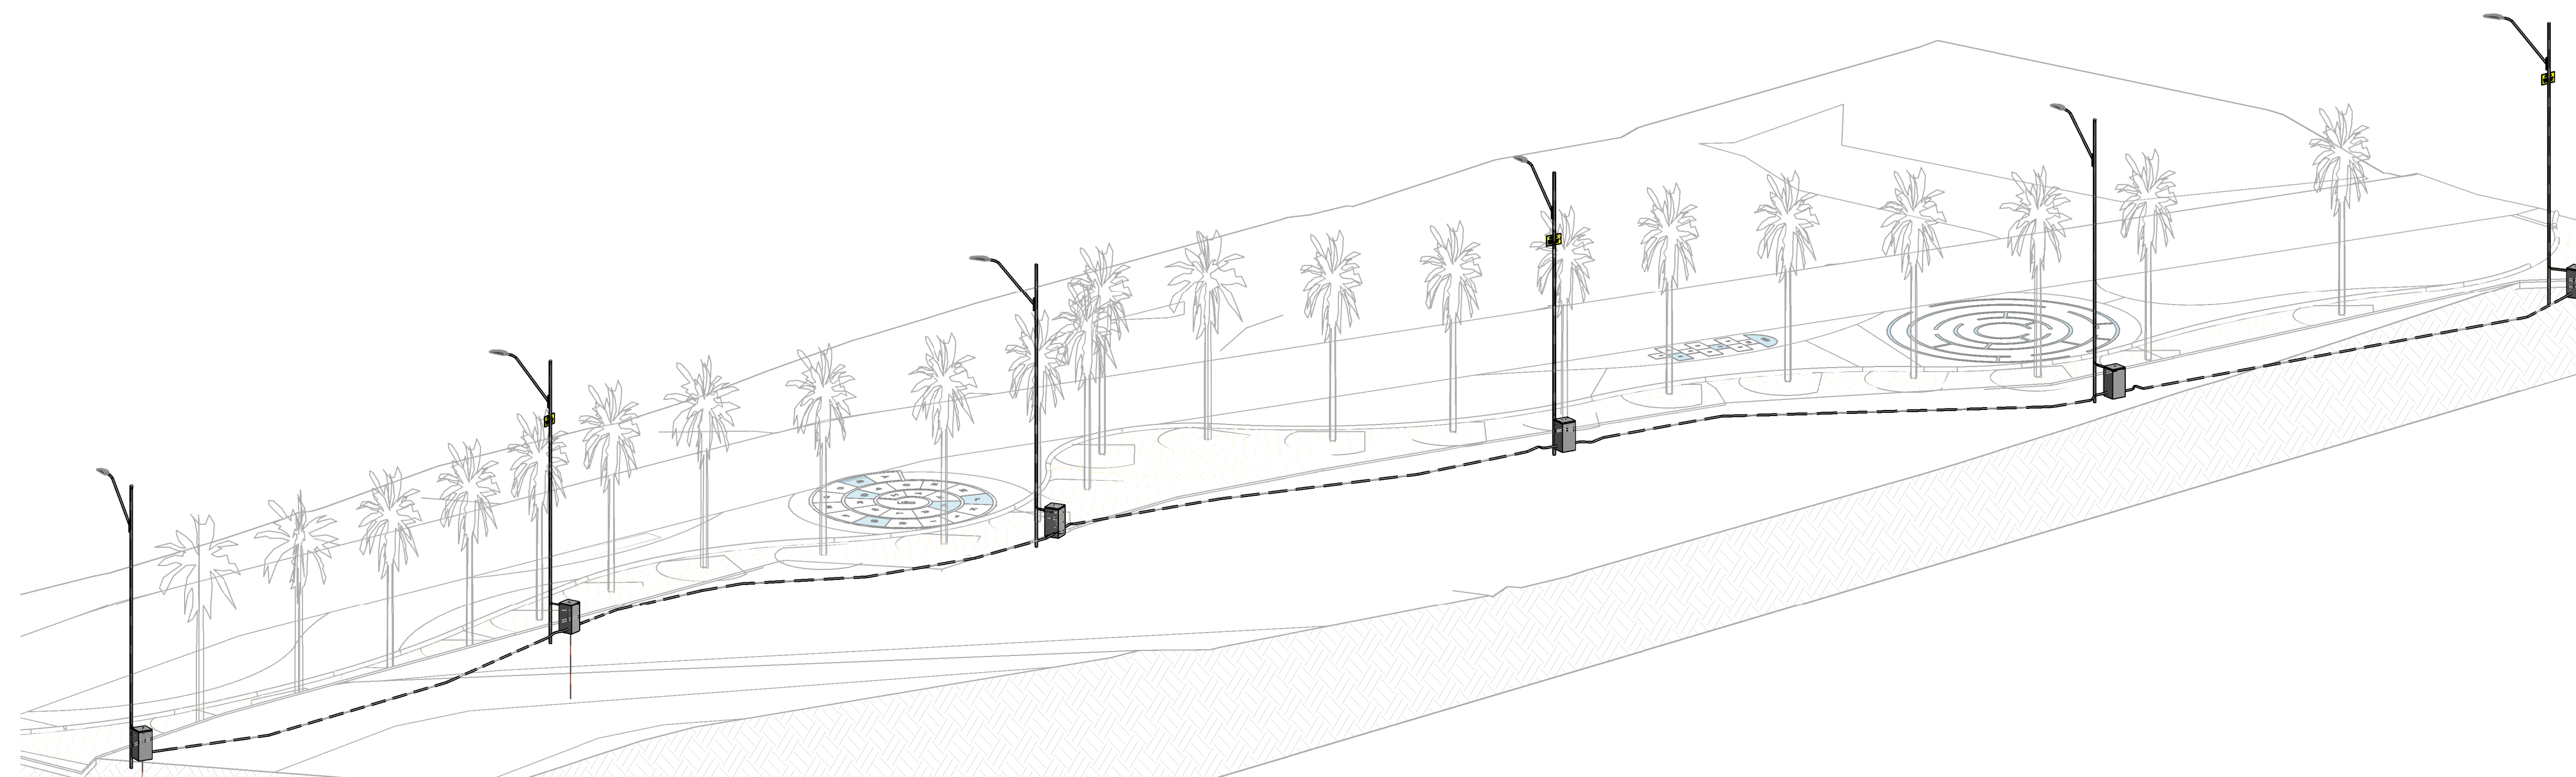


PERSPECTIVA - SETOR 03

3

NOTAS GERAIS

- 01 - ELETRODUTOS EMBUTIDOS NO SOLO SERÃO DO TIPO PEAD;
- 02 - OS CONDUTORES NÃO COTADOS SERÃO DE #2,5MM²;
- 03 - OS ELETRODUTOS NÃO COTADOS SERÃO DE Ø30MM;
- 04 - EM TODO ELETRODUTO SUBTERRÂNEO, OS CONDUTORES DEVERÃO SER DE COBRE, CLASSE 0,6/1KV, ISOLAÇÃO EM EPR, TEMPERATURA 90°C;
- 05 - TODOS OS PONTOS METÁLICOS DEVERÃO SER ATERRADOS;
- 06 - DEVEM SER LIGADOS AO CONDUTOR DE ATERRAMENTO/PROTEÇÃO TODOS OS SEGUINTES EQUIPAMENTOS: LÂMINARIAS, POSTES METÁLICOS, ELETRODUTOS METÁLICOS APARENTES, QUADROS METÁLICOS E DEMAIS EQUIPAMENTOS QUE TENHAM CARCÁS OU PARTES CONDUTIVAS APARENTES, EXCETO BRACOS E SUPORTES DE LÂMINARIAS;
- 07 - SÃO PROIBIDAS EMENDAS DE QUALQUER TIPO NA PARTE INTERNA DE BRACOS E POSTES;
- 08 - AS CONEXÕES SUBTERRÂNEAS DEVEM SER ISOLADAS ATRÁVES DA APLICAÇÃO DE FITAS AUTO-FUSÃO E ISOLANTE;
- 09 - A CONEXÃO ENTRE OS CABOS COM AS LÂMINARIAS DEVE SER FEITA COM CONECTORES DO TIPO ALAVANCA DE CONTINUIDADE OU CONECTORES DO TIPO TORÇÃO;
- 10 - TODAS AS CONEXÕES ENTRE CONDUTORES DEVEM SER FEITAS COM CONECTORES APROPRIADOS, DE MODO A MANTER A SEGURANÇA E GARANTIR A DURABILIDADE DAS INSTALAÇÕES;
- 11 - TODAS AS TUBULAÇÕES DEVEM SER SONDADAS COM FIO-GUIA A FIM DE SE FACILITAR A PASSAGEM DOS CABOS;
- 12 - AS CAIXAS DE PASSAGEM DEVERÃO SER FEITAS (PARA SE EVITAR VANDALISMOS OU RUÍDOS) APÓS AS VISITAS E LIBERAÇÕES A SEREM REALIZADAS PELA EQUIPE DE FISCALIZAÇÃO DA PREFEITURA OU PODER CONCEDENTE DA ILUMINAÇÃO PÚBLICA DA REGIÃO;
- 13 - TODAS AS CAIXAS DE PASSAGEM DEVERÃO SER INSTALADAS A UMA DISTÂNCIA MÁXIMA DE 50cm DO EIXO DOS POSTES;
- 14 - AS INSTALAÇÕES ELÉTRICAS DEVERÃO SER EXECUTADAS RESPEITANDO OS PADRÕES DE QUALIDADE E SEGURANÇA ESTABELECIDOS NA NORMA NBR514/2010/2008 - INSTALAÇÕES ELÉTRICAS DE BAIXA TENSÃO, NR-10/2020 - SEGURANÇA EM INSTALAÇÕES E SERVIÇOS EM ELETRICIDADE, NBR 11801/2024 - ILUMINAÇÃO PÚBLICA;
- 15 - PARA ESTE PROJETO, FORAM ADOPTADOS OS CRITÉRIOS TÉCNICOS ESTABELECIDOS NO GUIA DE ESPECIFICAÇÕES PARA ILUMINAÇÃO PÚBLICA - VERSÃO 3.3 (ENGIE - CUNITIBA/PR) E TAMBÉM OS CRITÉRIOS TÉCNICOS ESTABELECIDOS NA NORMA EDP.T.T.D.P.M.00061 (V12) - FORNECIMENTO DE ENERGIA ELÉTRICA EM SISTEMA SECUNDÁRIO DE DISTRIBUIÇÃO PARA ILUMINAÇÃO PÚBLICA;
- 16 - O PROJETO ELÉTRICO EM QUESTO, CONTEMPLA A INFRAESTRUTURA, POSICIONAMENTO E INSTALAÇÃO DOS POSTES DE ILUMINAÇÃO DA PRACA A SER IMPLEMENTADO, NÃO CONTEMPLA A INTERFERÊNCIA QUE PODE SER NECESSÁRIA NA REDE DE DISTRIBUIÇÃO DA CONCESSIONÁRIA;
- 17 - O SISTEMA DEVERÁ TER UMA MANUTENÇÃO PREVENTIVA ANUAL E SEMPRE QUE ATINGIDO POR DESCARGAS ATMOSFÉRICAS PARA VERIFICAR EVENTUAIS IRREGULARIDADES E GARANTIR A EFICIÊNCIA DO SISTEMA DE ATERRAMENTO E ELETROQUALIFICABILIDADE;
- 18 - OS ELETRODOS DE ATERRAMENTO DAS CARCÁS METÁLICAS DOS POSTES SERÃO ISOLADOS COM DIÂMETRO 16mm;
- 19 - O SISTEMA DE ATERRAMENTO NÃO IMPEDE A OCORRÊNCIA DAS DESCARGAS ATMOSFÉRICAS E NÃO PODE ASSEGURAR A PROTEÇÃO ABSOLUTA DE UMA ESTRUTURA, DE PESSOAS E BENS. ENTRETANTO, A APLICAÇÃO DA REFERIDA NORMA REDUZ DE FORMA SIGNIFICATIVA OS RISCOS DE DANOS DEVIDOS ÀS DESCARGAS ATMOSFÉRICAS. A LNB RECOMENDA QUE EM CASO DE CHUVAS COM TROVADAS, OS TRANSIENTES PROCUREM SE ABRIGAR DENTRO DE EDIFICAÇÕES AO INVÉS DE LUGARES ABERTOS;
- 20 - A NBR 5419-2 RECOMENDA O USO DE PLACAS DE ADVERTÊNCIA EM ÁREAS ABERTAS, POIS NÃO HÁ GARANTIA DE PROTEÇÃO TOTAL A PESSOAS DURANTE TEMPESTADES. ESSAS PLACAS ALERTAM SOBRE O RISCO DE DESCARGAS ATMOSFÉRICAS E ORIENTAM A BUSCA POR ABRIGO SEGURO. SUA UTILIZAÇÃO É UMA MEDIDA ESSENCIAL DE SEGURANÇA E PREVENÇÃO;
- 21 - O ACOMODAMENTO DE LÂMINARIAS VARIAS DEVE SER SEMPRE INDIVIDUAL, FEITO POR RELES FOTOELÉTRICOS INSTALADOS NAS LÂMINARIAS.

REV.	DESCRIÇÃO	DATA	EXEC.	VERIF.	APROV.
00	EMIÇÃO INICIAL	07/2025	JDRB	FMS	SL
CONTRATADA: <div>  </div>		RT: Sinal Ladeira R\$ CDEA: 28.498/D R\$ SINAL LADEIRA:13797247672 <div> <small>Assinado de forma digital por SINAL LADEIRA:13797247672 Data: 2025.10.17 14:08:05 -03'00'</small> </div>			
CONTRATANTE:		PREFEITURA MUNICIPAL DE GUARAPARI			
MUNICÍPIO/ÁREA:		GUARAPARI/ES			
PROGRAMA:		DRENAGEM DA COMUNIDADE PORTAL CLUBE			
TÍTULO E CONTEÚDO: <div> PROJETO DE INSTALAÇÕES ELÉTRICAS PLANTA BAIXA - SETOR 03 </div>					
DATA:	DATA	ESCALA:	INDICADA		FOLHA:
ARQUIVO:	ELE-PE-GUAT737-DCPC-072025-R00				04/08

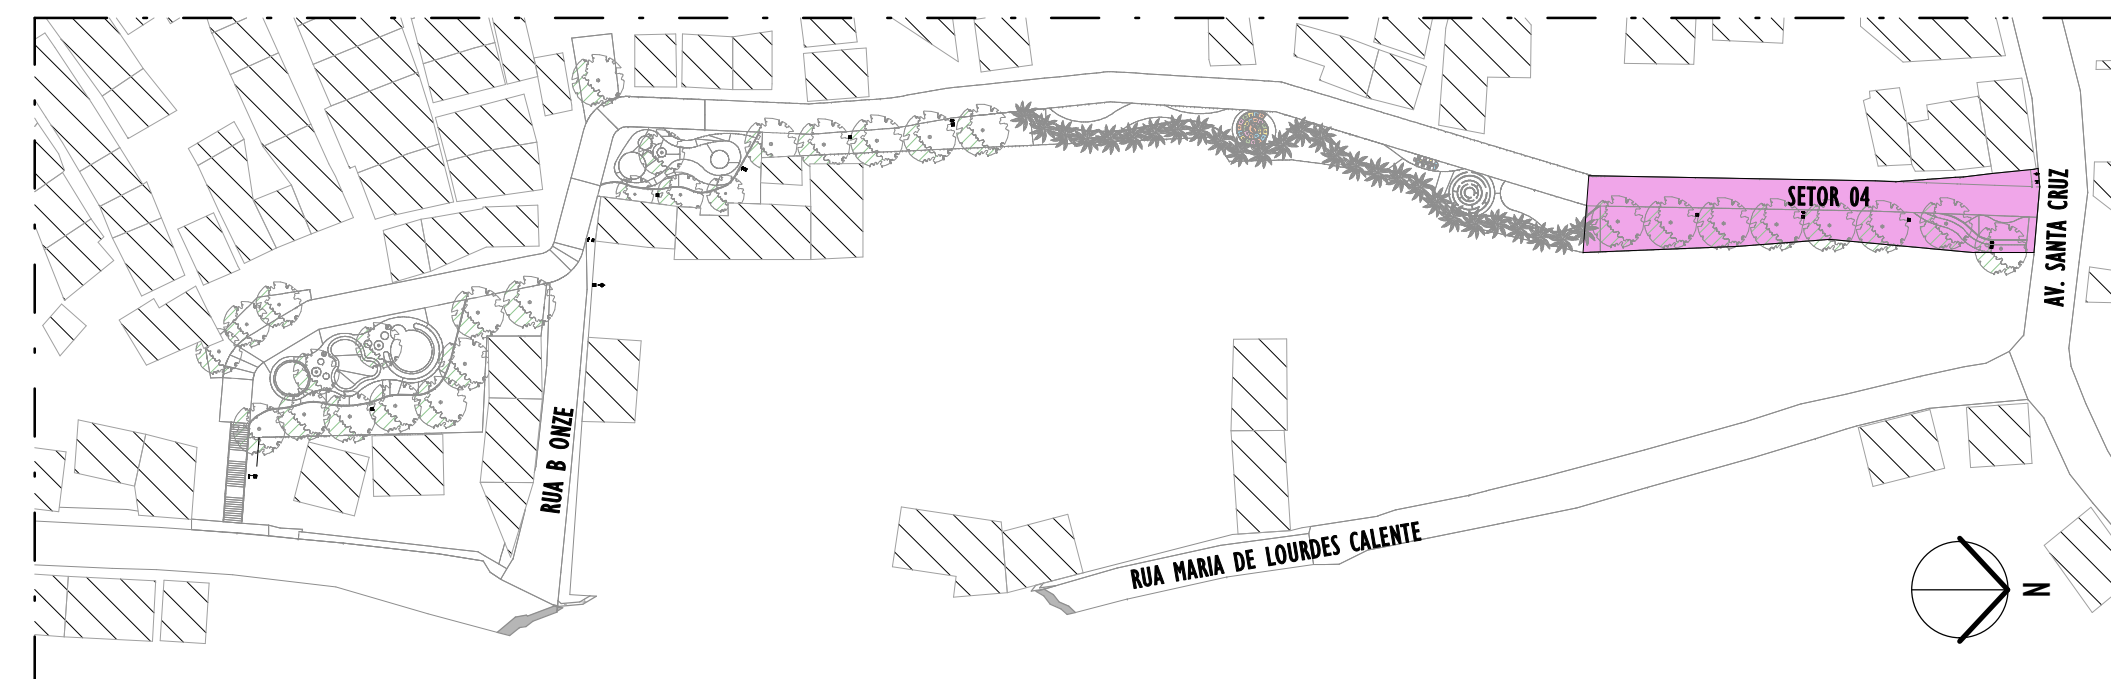

ESCALA: 1 : 1000


NOTAS GERAIS

- 01 - ELETRODUTOS EMBUTIDOS NO SOLO SERÃO DO TIPO PEAD;
- 02 - OS CONDUTORES NÃO COTADOS SERÃO DE #2,5MM²;
- 03 - OS ELETRODUTOS NÃO COTADOS SERÃO DE Ø30MM;
- 04 - EM TODO ELETRODUTO SUBTERRÂNEO, OS CONDUTORES DEVERÃO SER DE COBRE, CLASSE 0,6/1KV, ISOLAÇÃO EM EPR, TEMPERATURA 90°C;
- 05 - TODOS OS PONTOS METÁLICOS DEVERÃO SER ATERRADOS;
- 06 - DEVE-SE LIGAR AO CONDUTOR DE ATERRAMENTO/PROTEÇÃO TODOS OS SEGUINTE EQUIPAMENTOS: LUMINÁRIAS, POSTES METÁLICOS, ELETRODUTOS METÁLICOS APARENTES, QUADROS METÁLICOS E DEMAIS EQUIPAMENTOS QUE TENHAM CARCÁS OU PARTES CONDUTORAS APARENTES, EXCETO BRAÇOS E SUPORTES DE LUMINÁRIAS;
- 07 - SÃO PROIBIDAS CENOURAS DE QUALQUER TIPO NA PARTE INTERNA DE BRACOS E POSTES;
- 08 - AS CONEXÕES SUBTERRÂNEAS DEVEM SER ISOLADAS ATÉ APLICAÇÃO DE FITAS AUTO-FUSÍVEIS E ISOLANTE;
- 09 - A CONEXÃO ENTRE OS CABOS COM AS LUMINÁRIAS DEVE SER FEITA COM CONECTORES DO TIPO ALAVANCA DE CONTINUIDADE OU CONECTOR DO TIPO TORÇÃO;
- 10 - TODAS AS CONEXÕES ENTRE CONDUTORES DEVEM SER FEITAS COM CONECTORES APROPRIADOS, DE MODO A MANTER A SEGURANÇA E GARANTIR A DURABILIDADE DAS INSTALAÇÕES;
- 11 - TODAS AS TUBULAÇÕES DEVEM SER SONDADEAS COM FIO-GUIA A FIM DE SE FACILITAR A PASSAGEM DOS CABOS;
- 12 - AS CAIXAS DE PASSAGEM DEVERÃO SER VEDADAS PARA SE EVITAR VANDALISMOS OU RUÍDOS APÓS AS VISTORIAIS E LIBERAÇÕES A SEREM REALIZADAS PELA EQUIPE DE FISCALIZAÇÃO DA PREFEITURA OU PODER CONCEDENTE DA ILUMINAÇÃO PÚBLICA DA REGIÃO;
- 13 - TODAS AS CAIXAS DE PASSAGEM DEVERÃO SER INSTALADAS A UMA DISTÂNCIA MÁXIMA DE 50cm DO GORGO DO POSTE;
- 14 - AS INSTALAÇÕES ELÉTRICAS DEVERÃO SER EXECUTADAS RESPEITANDO OS PADRÕES DE QUALIDADE E SEGURANÇA ESTABELECIDOS NA NORMA NBR5410/2008 - INSTALAÇÕES ELÉTRICAS DE BAIXA TENSÃO, NR-10/2020 - SEGURANÇA EM INSTALAÇÕES E SERVIÇOS EM ELETRICIDADE, NBR 5501/2024 - ILUMINAÇÃO PÚBLICA;
- 15 - PARA ESTE PROJETO, FORAM ADOTADOS OS CRITÉRIOS TÉCNICOS ESTABELECIDOS NO GUIA DE ESPECIFICAÇÕES PARA ILUMINAÇÃO PÚBLICA - VERSÃO 3.33 (ENGIE - CANTABRITA) E TAMBEEM OS CRITÉRIOS TÉCNICOS ESTABELECIDOS NA NORMA EDP P.TD.PON.0061 (V12) - FORNECIMENTO DE ENERGIA ELÉTRICA EM TENSÃO SECUNDÁRIA DE DISTRIBUIÇÃO PARA ILUMINAÇÃO PÚBLICA;
- 16 - O PROJETO ELÉTRICO EM QUESTÃO, CONTÉM A INFRAESTRUTURA, POSICIONAMENTO E INSTALAÇÃO DOS POSTES DE ILUMINAÇÃO DA PRAÇA A SER IMPLEMENTADO, NÃO CONTEMPLA A INTERFERÊNCIA QUE PODE SER ATINGIDA NA REDE DE DISTRIBUIÇÃO DA CONCESSIONÁRIA;
- 17 - O SISTEMA DEVERÁ TER UMA MANUTENÇÃO PREVENTIVA ANUAL E SEMPRE QUE NECESSÁRIO PARA DESCARGAS ATMOSFÉRICAS PARA VERIFICAR EVENTUAIS IRREGULARIDADES E GARANTIR A EFICIÊNCIA DO SISTEMA DE ATERRAMENTO E EQUIPOTENCIALIZAÇÃO;
- 18 - OS ELETRODOS DE ATERRAMENTO DAS CARCÁS METÁLICAS DOS POSTES SERÃO ISOLADOS COM DIÂMETRO 16mm²;
- 19 - O SISTEMA DE ATERRAMENTO NÃO IMPEDE A OCORRÊNCIA DAS DESCARGAS ATMOSFÉRICAS E NÃO PODE ASSEGURAR A PROTEÇÃO ABSOLUTA DE UMA ESTRUTURA, DE PESSOAS E BENS. ENTRETANTO, A APLICAÇÃO DA REFERIDA NORMA REDUZ DE FORMA SIGNIFICATIVA OS RISCOS DE DANOS DEVIDOS A DESCARGAS ATMOSFÉRICAS. A NR RECOMENDA QUE EM CASO DE CHUVAS COM TROVADAS, OS TRANSUNTEIS PROCUREM SE ABRIGAR DURANTE DE EDIFICAÇÕES OU INÍVES DE LOCUS ABERTOS;
- 20 - A NR 5410/2008 RECOMENDA O USO DE PLACAS DE ADVERTÊNCIA EM ÁREAS ABERTAS, POIS NÃO HÁ GARANTIA DE PROTEÇÃO TOTAL A PESSOA DURANTE TEMPESTADES. ESSAS PLACAS ALERTAM SOBRE O RISCO DE DESCARGAS ATMOSFÉRICAS E ORIENTAM A BUSCA POR ABRIGO SEGURO. SUA UTILIZAÇÃO É UMA MEDIDA ESSENCIAL DE SEGURANÇA E PREVENÇÃO;
- 21 - O ACONDICIONAMENTO DE LUMINÁRIAS VÁRIAS DEVE SER SEMPRE INDIVIDUAL, FEITO POR RELES FOTOELÉTRICOS INSTALADOS NAS LUMINÁRIAS.

ESCALA: 1 : 100



PERSPECTIVA - SETOR 04

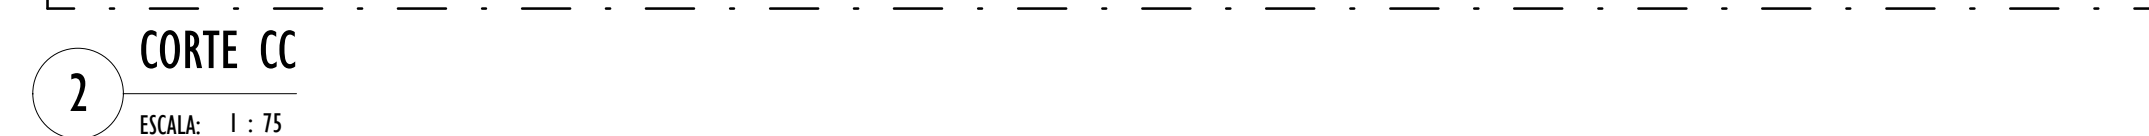

LEGENDA	
	CONDUTORES NEUTRO, FASE E TERRA
	POTÊNCIA E NÚMERO DO CIRCUITO DO PONTO DE LUZ. PARA ESPECIFICAÇÕES DAS LUMINÁRIAS, VER PROJETO LUMINOTÉCNICO
	PLACA DE ADVERTÊNCIA DE CHUVAS E TROVÕES
	CAIXA PARA MEDIDOR COM LENTE
	QUADRO DE ILUMINAÇÃO PÚBLICA
	HASTE DE ATERRAMENTO COBRADA ALTA CAMADA (5/8) 2400mm
	CAIXA DE PASSAGEM NO PISO 300x300x300mm
	ELETRODUTO PEAD Ø30mm ENTERRADO NO SOLO
	ELETRODUTO EM AÇO GALVANIZADO Ø32mm

NOTAS GERAIS


- 01- ELÉTROS EMBUTIDOS NO SOLO SERÃO DO TIPO PEAD;
- 02- OS CONDUTORES NÃO COTADOS SERÃO DE #7,5MM²;
- 03- OS ELÉTROS NÃO COTADOS SERÃO DE Ø30MM;
- 04- EM TODO ELÉTROTUBO SUBTERRÂNEO, OS CONDUTORES DEVERÃO SER DE COBRE, CLASSE 0,6/1KV, ISOLAÇÃO EM EPR, TEMPERATURA 90°C;
- 05- TODOS OS PONTOS METÁLICOS DEVERÃO SER ATERRADOS;
- 06- DEVEY SER LIGADOS AO CONDUTOR DE ATERRAMENTO/PROTEÇÃO TODOS OS SEGUINTES EQUIPAMENTOS: LUMINÁRIAS, POSTES METÁLICOS, OUTRAGES METÁLICOS APANHADORES, QUADROS METÁLICOS E DEMAIS EQUIPAMENTOS QUE TENHAM CARCAÇAS OU PARTES CONDUTORES APANHADORES, EXCETO BRAÇOS E SUPORTES DE LUMINÁRIAS;
- 07- SÃO PROIBIDAS EMENDAS DE QUALQUER TIPO NA PARTE INTERNA DE BRAÇOS E POSTES;
- 08- AS CONEXÕES SUBTERRÂNEAS DEVEY SER FEITAS ATRAVÉS DA APLICAÇÃO DE FITAS AUTO-SOQUE E ISOLANTE;
- 09- A CONEXÃO ENTRE OS CABOS COM AS LUMINÁRIAS DEVEY SER FEITA COM CONECTORES DO TIPO ALAVANCA DE CONTINUIDADE OU CONECTORES DO TIPO TORÇÃO;
- 10- TODAS AS CONEXÕES ENTRE CONDUTORES DEVEY SER FEITAS COM CONECTORES APROPRIADOS, DE MODO A MANTER A SEGURANÇA E GARANTIR A DURABILIDADE DAS INSTALAÇÕES;
- 11- TODAS AS TUBULAÇÕES DEVEY SER SONDADAS COM FIO-GUIA A FIM DE SE FACILITAR A PASSAGEM DOS CABOS;
- 12- AS CAIXAS DE PASSAGEM DEVERÃO SER VEDADAS (PARA SE EVITAR VANDALISMOS OU RUÍDOS) AOS VISITANTES E LIBERAÇÕES À SEREM REALIZADAS PELA EQUIPE DE FISCALIZAÇÃO DA PREFEITURA OU PODER CONCEDENTE DA ILUMINAÇÃO PÚBLICA DA REGIÃO;
- 13- TODAS AS CAIXAS DE PASSAGEM DEVERÃO SER INSTALADAS A UMA DISTÂNCIA MÁXIMA DE 50cm DO EIXO DOS POSTES;
- 14- AS INSTALAÇÕES ELÉTRICAS DEVERÃO SER EXECUTADAS RESPEITANDO OS PADRÕES DE QUALIDADE E SEGURANÇA ESTABELECIDOS NA NORMA NBR5410/2008 - INSTALAÇÕES ELÉTRICAS DE BAIXA TENSÃO, NR-10/2020 - SEGURANÇA EM INSTALAÇÕES E SERVIÇOS EM ELÉTRICIDADE, NBR 21082 - ILUMINAÇÃO PÚBLICA;
- 15- PARA ESTE PROJETO, FORAM ADOTADOS OS CRITÉRIOS TÉCNICOS ESTABELECIDOS NO GUIA DE ESPECIFICAÇÕES PARA ILUMINAÇÃO PÚBLICA - VERSÃO 3.3 (ENIGIE - CILUTIRIA/PB) E TAMBÉM OS CRITÉRIOS TÉCNICOS ESTABELECIDOS NA NORMA DEP PT.07.PON.0061 (V12) - FORNECIMENTO DE ENERGIA ELÉTRICA EM TENSÃO SECUNDÁRIA DE DISTRIBUIÇÃO PARA ILUMINAÇÃO PÚBLICA;
- 16- O PROJETO ELÉTRICO EM QUESTÃO, CONTEMPLA A INFRAESTRUTURA, POSICIONAMENTO E INSTALAÇÃO DOS POSTES DE ILUMINAÇÃO DA PRAÇA A SER IMPLEMENTADO, NÃO CONTEMPLA A INTERFERÊNCIA QUE PODE SER NECESSÁRIA NA REDE DE DISTRIBUIÇÃO DA CONCESSIONÁRIA;
- 17- O SISTEMA DEVEY TER UMA MANUTENÇÃO PREVENTIVA ANUAL E SEMPRE QUE ATINGIDO POR DESCARGAS ATMOSFÉRICAS PARA VERIFICAR EVENTUAIS IRREGULARIDADES E GARANTIR A EFICIÊNCIA DO SISTEMA DE ATERRAMENTO E EQUIPOTENCIALIZAÇÃO;
- 18- OS ELÉTROTOS DE ATERRAMENTO DAS CARCAÇAS METÁLICAS DOS POSTES SERÃO ISOLADOS COM DIÂMETRO 16mm²;
- 19- O SISTEMA DE ATERRAMENTO NÃO IMPEDE A OCORRÊNCIA DAS DESCARGAS ATMOSFÉRICAS E NÃO PODE ASSEGURAR A PROTEÇÃO ABSOLUTA DE UMA ESTRUTURA, DE PESSOAS E BENS. ENTRETANTO, A APLICAÇÃO DA REFERIDA NORMA REDUZ DE FORMA SIGNIFICATIVA OS RISCOS DE DANOS DEVIDOS ÀS DESCARGAS ATMOSFÉRICAS, A NR RECOMENDA QUE EM CASO DE CHUVAS COM TROVOADAS, OS TRANSUNTES PROTEJEM SE ABRIGAR DENTRO DE EDIFICAÇÕES AO INVÉS DE LOCOS ABERTOS;
- 20- A NR 5419-2 RECOMENDA O USO DE PLACAS DE ADVERTÊNCIA EM ÁREAS ABERTAS, POIS NÃO HÁ GARANTIA DE PROTEÇÃO TÃO A PESSOAS DURANTE TEMPESTAS. ESSAS PLACAS ALERTAM SOBRE O RISCO DE DESCARGAS ATMOSFÉRICAS E ORIENTAM A BUSCA POR ABRIGO SEGURO. SUA UTILIZAÇÃO É UMA MEDIDA ESSENCIAL DE SEGURANÇA E PREVENÇÃO;
- 21- O ACOMODAMENTO DE LUMINÁRIAS VÁRIAS DEVEY SER SEMPRE INDIVIDUAL, FEITO POR RELES FOTOELÉTRICOS INSTALADOS NAS LUMINÁRIAS.

REV.	DESCRIÇÃO	DATA	EXEC.	VERIF.	APROV.
00	EMIÇÃO INICIAL	07/2025	JDRB	FMS	SL
CONTRATADA:		<div> <div>  </div> <div> <p>RT: Sinval Ladeira</p> <p>RÉG. OEA: 28.498/D</p> <p>ASS: SINVAL LADEIRA:13797247672</p> <p>2</p> </div> <div> <p>Assinado de forma digital por SINVAL LADEIRA:13797247672 Data: 2025.10.17 14:02:43 +03'00'</p> </div> </div>			
CONTRATANTE:		PREFEITURA MUNICIPAL DE GUARAPARI			
MUNICÍPIO/ÁREA:		GUARAPARI/ES			
PROGRAMA:		DRENAGEM DA COMUNIDADE PORTAL CLUBE			
<p>TÍTULO E CONTEÚDO:</p> <p>PROJETO DE INSTALAÇÕES ELÉTRICAS</p> <p>CORTES, DETALHES E VISTAS</p>					
DATA:	DATA	ESCALA:	INDICADA	FOLHA:	
ARQUIVO:	ELE-PE-GUA737-DCPC-072025-R00			06/08	


PAINEL: QIP-01		ALIMENTAÇÃO: 127/220V Bifásico (2F+N+T)																			MÉTODOS DE INSTALAÇÃO: B1: CONDUTOR ISOLADO EM ELETRODUTO APARENTE OU EMBUTIDO NA ALVENARIA D: CONDUTOR ISOLADO EM ELETRODUTO ENTERRADO F: CONDUTOR ISOLADO EM BANDEJA PERFORADA									
		FP: FATOR DE POTÊNCIA			Ib: CORRENTE DE PROJETO CORRIGIDA (A)			(Ib < In < Iz)			IΔn: CORRENTE RESIDUAL (30mA)																			
		FCA: FATOR DE CORREÇÃO POR AGRUPAMENTO			In: CORRENTE NOMINAL DE PROTEÇÃO (A)			IDR: INTERRUPTOR DIFERENCIAL RESIDUAL			Icu: CAPACIDADE MÍNIMA DE INTERRUPÇÃO...																			
		FCT: FATOR DE CORREÇÃO POR TEMPERATURA			Iz: CAPACIDADE DE CONDUÇÃO DE CORRENTE DO...			P: NÚMERO DE PÓLOS			Cc: CONDUTORES CARREGADOS																			
CIRCUITO	DESCRIÇÃO	TENSÃO (V)	ESQUEMA	POTÊNCIA TOTAL (W)	FP	POTÊNCIA TOTAL (VA)	CORRENTE NOMINAL (A)	FCA	FCT	Ib: CORRENTE DE PROJETO CORRIGIDA (A)	In: DISJUNTOR (A) P x In	CURVA DISJUNTOR	Icu (kA)	IDR P x In	MÉTODO DE INSTALAÇÃO	TIPO DE CONDUTOR	CONDUTOR DIMENSIONADO (SEÇÃO E Iz: CAPACIDADE DE CONDUÇÃO DE CORRENTE)	L APROX. (m)	L CONSID. (m)	QUEDA DE TENSÃO (%)	R	S								
1.1	ILUM. PÚBLICA SETOR 01 - PARTE 01	220	FFT	180 W	0,92	196 VA	0,89 A	0,8	I	1,11 A	2P x 16 A	C	4,5	2P x 25 A	D-2Cc	(Cu/Un/Isol. EPR/1kV/90°C)- 2Cc	2# 4 [44 A]	1# 4	82	0,30	98 VA	98 VA								
1.2	ILUM. PÚBLICA SETOR 01 - PARTE 02	220	FFT	120 W	0,92	130 VA	0,59 A	0,8	I	0,74 A	2P x 16 A	C	4,5	2P x 25 A	D-2Cc	(Cu/Un/Isol. EPR/1kV/90°C)- 2Cc	2# 4 [44 A]	1# 4	68	0,17	65 VA	65 VA								
																					POTÊNCIA:	163 VA	163 VA							
																					CORRENTE:	1,48 A	1,48 A							
																					BALANCEAMENTO (%):	50	50							
TIPO DE CARGA		POTÊNCIA INSTALADA (VA)				FATOR DE DEMANDA				POTÊNCIA DEMANDADA (VA)				TOTAIS DO PAINEL				NOTAS: A MONTAGEM DESTES QUADRO DEVERÁ OBEDECER A TODAS AS NORMAS VIGENTES EM RELAÇÃO A PAINÉIS E QUADROS ELÉTRICOS (NBR IEC 61439).												
ILUMINAÇÃO PÚBLICA		326 VA				1,00				326 VA				POTÊNCIA INSTALADA: 326 VA																
														POTÊNCIA DEMANDADA: 326 VA																
														CORRENTE TOTAL: 1,48 A																
														CORRENTE TOTAL DEMANDADA: 1,48 A																
														DISJUNTOR DE PROTEÇÃO: 63,00 A																
														Icu... 4,5 kA				Curva C												
														CONDUTOR DE ALIMENTAÇÃO POR FASE: 1 x # 16,0... + #16,0mm²																
														CONDUTOR DE PROTEÇÃO: 1 x #16,0 mm²																

LEGENDA - DIAGRAMAS UNIFILARES	
	DISJUNTOR TERMOMAGNÉTICO MONOPOLAR
	DISJUNTOR TERMOMAGNÉTICO BIPOLAR
	DISJUNTOR TERMOMAGNÉTICO TRIPOLAR
	CONDUTORES NEUTRO, FASE, TERRA, RESPECTIVAMENTE
	DPS - DISPOSITIVO DE PROTEÇÃO CONTRA SURTOS
	IDR - INTERRUPTOR DIFERENCIAL RESIDUAL (Imax=30mA)
	MEDIDOR DE ENERGIA

PAINEL: QIP-02		ALIMENTAÇÃO: 127/220V Bifásico (2F+N+T)																			MÉTODOS DE INSTALAÇÃO: B1: CONDUTOR ISOLADO EM ELETRODUTO APARENTE OU EMBUTIDO NA ALVENARIA D: CONDUTOR ISOLADO EM ELETRODUTO ENTERRADO F: CONDUTOR ISOLADO EM BANDEJA PERFORADA									
		FP: FATOR DE POTÊNCIA			Ib: CORRENTE DE PROJETO CORRIGIDA (A)			(Ib < In < Iz)			IΔn: CORRENTE RESIDUAL (30mA)																			
		FCA: FATOR DE CORREÇÃO POR AGRUPAMENTO			In: CORRENTE NOMINAL DE PROTEÇÃO (A)			IDR: INTERRUPTOR DIFERENCIAL RESIDUAL			Icu: CAPACIDADE MÍNIMA DE INTERRUPÇÃO...																			
		FCT: FATOR DE CORREÇÃO POR TEMPERATURA			Iz: CAPACIDADE DE CONDUÇÃO DE CORRENTE DO...			P: NÚMERO DE PÓLOS			Cc: CONDUTORES CARREGADOS																			
CIRCUITO	DESCRIÇÃO	TENSÃO (V)	ESQUEMA	POTÊNCIA TOTAL (W)	FP	POTÊNCIA TOTAL (VA)	CORRENTE NOMINAL (A)	FCA	FCT	Ib: CORRENTE DE PROJETO CORRIGIDA (A)	In: DISJUNTOR (A) P x In	CURVA DISJUNTOR	Icu (kA)	IDR P x In	MÉTODO DE INSTALAÇÃO	TIPO DE CONDUTOR	CONDUTOR DIMENSIONADO (SEÇÃO E Iz: CAPACIDADE DE CONDUÇÃO DE CORRENTE)	L APROX. (m)	L CONSID. (m)	QUEDA DE TENSÃO (%)	R	S								
2.1	ILUM. PÚBLICA SETOR 03 E 04 - PARTE 01	220	FFT	150 W	0,92	163 VA	0,74 A	0,8	I	0,93 A	2P x 16 A	C	4,5	2P x 25 A	D-2Cc	(Cu/Un/Isol. EPR/1kV/90°C)- 2Cc	2# 4 [44 A]	1# 4	141	0,43	82 VA	82 VA								
2.2	ILUM. PÚBLICA SETOR 03 E 04 - PARTE 02	220	FFT	150 W	0,92	163 VA	0,74 A	0,8	I	0,93 A	2P x 16 A	C	4,5	2P x 25 A	D-2Cc	(Cu/Un/Isol. EPR/1kV/90°C)- 2Cc	2# 4 [44 A]	1# 4	126	0,39	82 VA	82 VA								
																					POTÊNCIA:	163 VA	163 VA							
																					CORRENTE:	1,48 A	1,48 A							
																					BALANCEAMENTO (%):	50	50							
TIPO DE CARGA		POTÊNCIA INSTALADA (VA)			FATOR DE DEMANDA			POTÊNCIA DEMANDADA (VA)			TOTAIS DO PAINEL			NOTAS:																
ILUMINAÇÃO PÚBLICA		326 VA			1,00			326 VA			POTÊNCIA INSTALADA: 326 VA			A MONTAGEM DESTES QUADROS DEVERÁ OBEDECER A TODAS AS NORMAS VIGENTES EM RELAÇÃO A PAINÉIS E QUADROS ELÉTRICOS (NBR IEC 61439).																
											POTÊNCIA DEMANDADA: 326 VA																			
											CORRENTE TOTAL: 1,48 A																			
											CORRENTE TOTAL DEMANDADA: 1,48 A																			
											DISJUNTOR DE PROTEÇÃO: 63,00 A			Icu... 4,5 kA Curva C																
											CONDUTOR DE ALIMENTAÇÃO POR FASE: 1 x # 16,0...			+ #16,0mm²																
											CONDUTOR DE PROTEÇÃO: 1 x #16,0 mm²																			

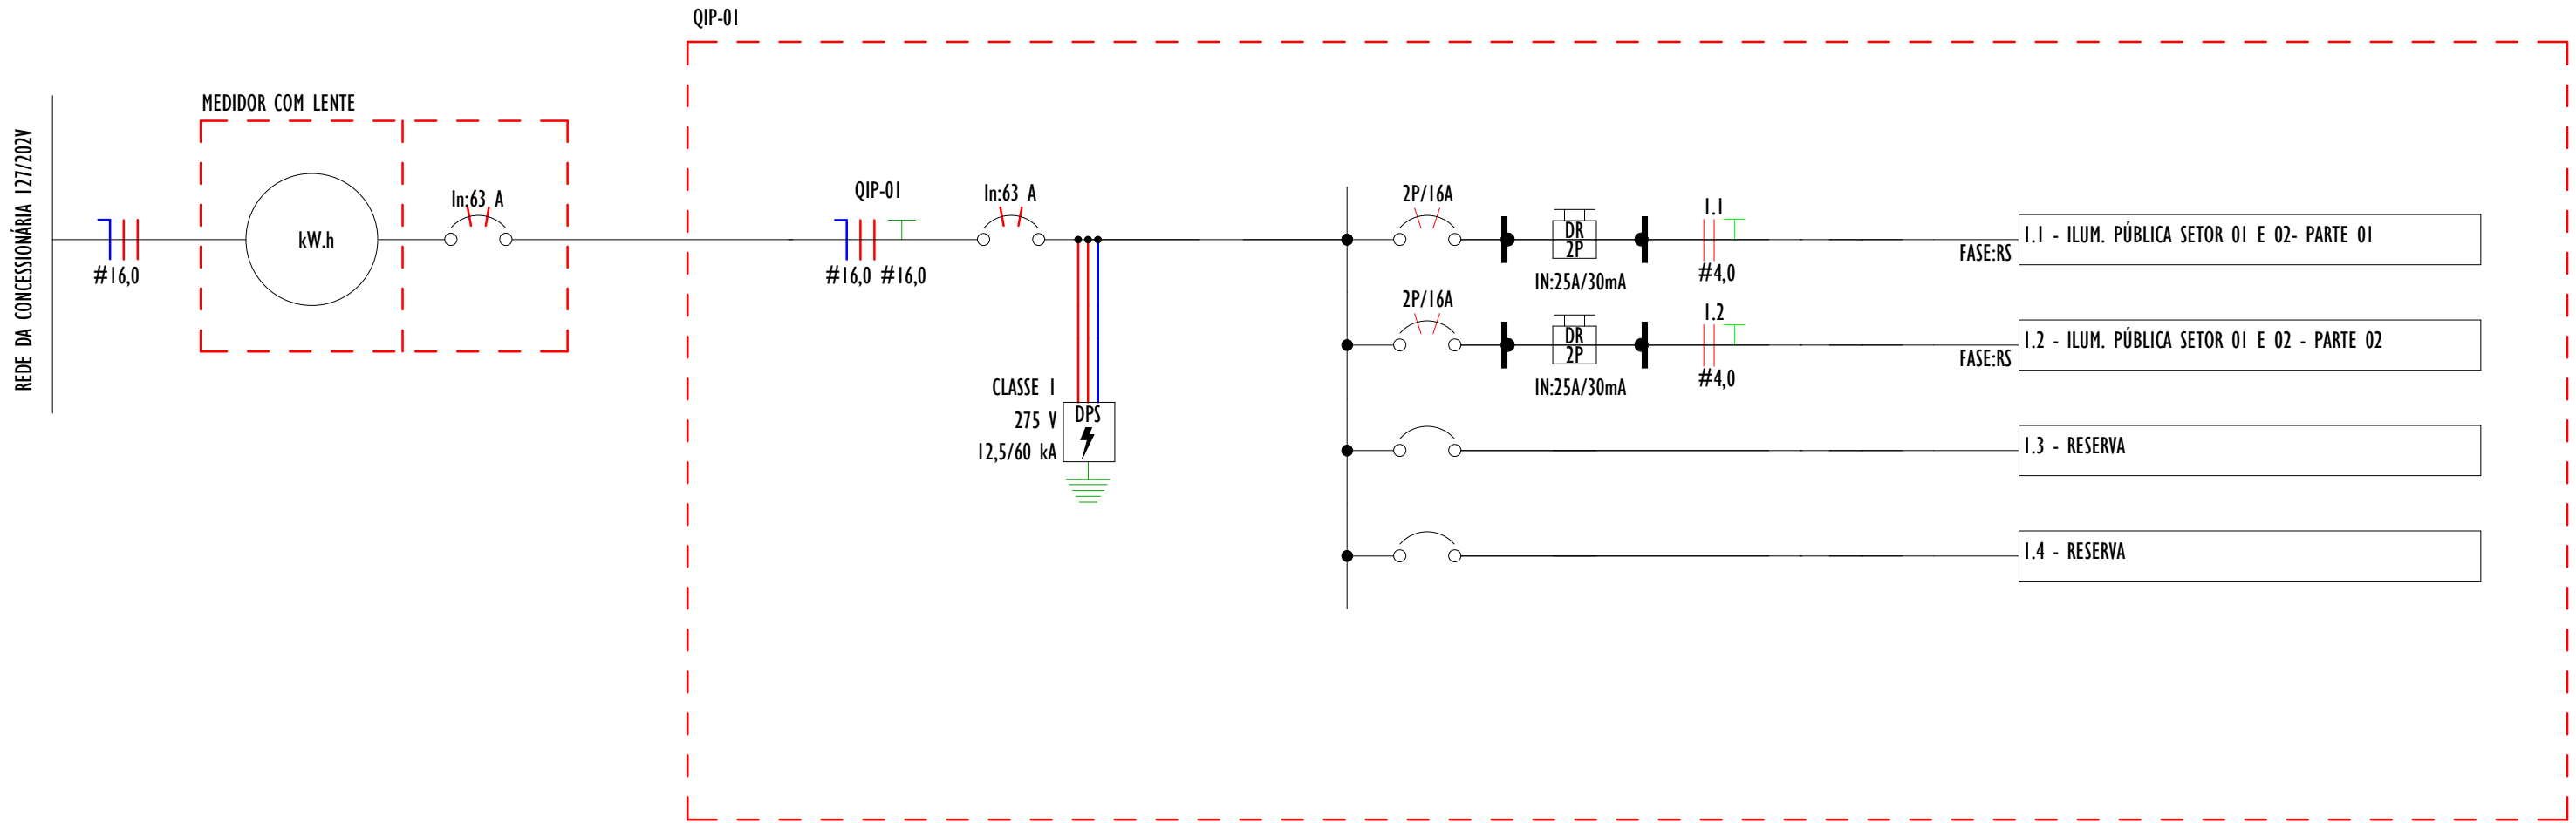

1 DIAGRAMA UNIFILAR - QIP-01

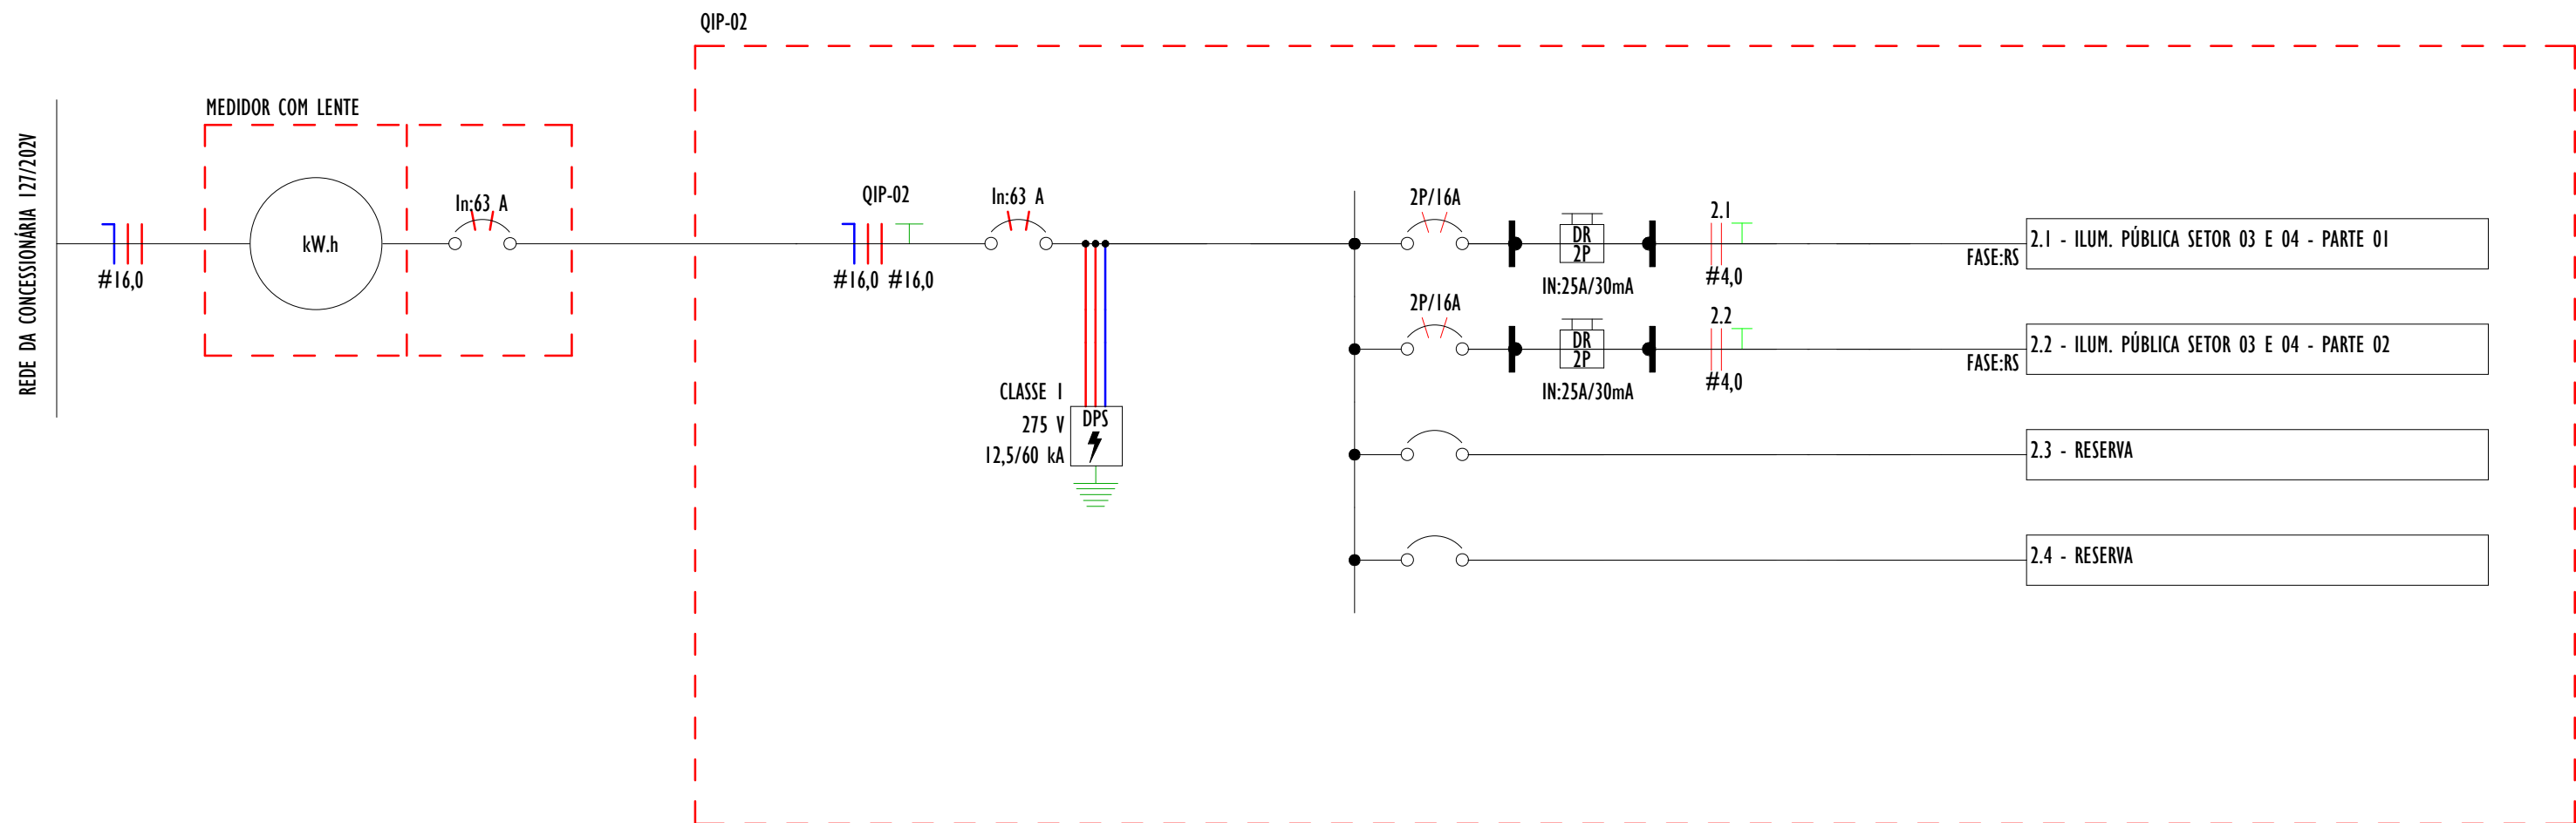

2 DIAGRAMA UNIFILAR- QIP-02

- NOTAS GERAIS**
- 01 - ELETRODUTOS EMBUTIDOS NO SOLO SERÃO DO TIPO PEAQ;
 - 02 - OS CONDUTORES NÃO COTADOS SERÃO DE #2,5MM²;
 - 03 - OS ELETRODUTOS NÃO COTADOS SERÃO DE Ø30MM;
 - 04 - EM TODO ELETRODUTO SUBTERRÂNEO, OS CONDUTORES DEVERÃO SER DE COBRE, CLASSE 0,6/1KV, ISOLAÇÃO EM EPR, TEMPERATURA 90°C;
 - 05 - TODOS OS PONTOS METÁLICOS DEVERÃO SER ATERRADOS;
 - 06 - DEVEM SER LIGADOS AO CONDUTOR DE ATERRAMENTO/PROTEÇÃO TODOS OS SEGUINTE EQUIPAMENTOS: LUMINÁRIAS, POSTES METÁLICOS, ELETRODUTOS METÁLICOS APARENTES, QUADROS METÁLICOS E DEMAIS EQUIPAMENTOS QUE TENHAM CARCAÇAS OU PARTES CONDUTORAS APARENTES, EXCETO BRAÇOS E SUPORTES DE LUMINÁRIAS;
 - 07 - SÃO PROIBIDAS EMENDAS DE QUALQUER TIPO NA PARTE INTERNA DE BRAÇOS E POSTES;
 - 08 - AS CONEXÕES SUBTERRÂNEAS DEVEM SER ISOLADAS ATRAVÉS DA APLICAÇÃO DE FITAS AUTO-FUSÃO E ISOLANTE;
 - 09 - A CONEXÃO ENTRE OS CABOS COM AS LUMINÁRIAS DEVE SER FEITA COM CONECTORES DO TIPO ALAVANCA DE CONTINUIDADE OU CONECTORES DO TIPO TONÇÃO;
 - 10 - TODAS AS CONEXÕES ENTRE CONDUTORES DEVEM SER FEITAS COM CONECTORES APROPRIADOS, DE MODO A MANTER A SEGURANÇA E GARANTIR A DURABILIDADE DAS INSTALAÇÕES;
 - 11 - TODAS AS TUBULAÇÕES DEVEM SER SONDADAS COM FIO-GUIA A FIM DE SE FACILITAR A PASSAGEM DOS CABOS;
 - 12 - AS CAIXAS DE PASSAGEM DEVERÃO SER VEDADAS (PARA SE EVITAR VANDALISMOS OU ROUBOS) APÓS AS VISTÓRIAS E LIBERAÇÕES A SEREM REALIZADAS PELA EQUIPE DE FISCALIZAÇÃO DA PREFEITURA OU PODER CONCEDENTE DA ILUMINAÇÃO PÚBLICA DA REGIÃO;
 - 13 - TODAS AS CAIXAS DE PASSAGEM DEVERAM SER INSTALADAS A UMA DISTÂNCIA MÁXIMA DE 50cm DO EIXO DOS POSTES;
 - 14 - AS INSTALAÇÕES ELÉTRICAS DEVERÃO SER EXECUTADAS RESPEITANDO OS PADRÕES DE QUALIDADE E SEGURANÇA ESTABELECIDOS NA NORMA NBR5410/2008 - INSTALAÇÕES ELÉTRICAS DE BAIXA TENSÃO, NR-10/2020 - SEGURANÇA EM INSTALAÇÕES E SERVIÇOS EM ELETRICIDADE, NBR 5101/2024 - ILUMINAÇÃO PÚBLICA;
 - 15 - PARA ESTE PROJETO, FORAM ADOTADOS OS CRITÉRIOS TÉCNICOS ESTABELECIDOS NO GUIA DE ESPECIFICAÇÕES PARA ILUMINAÇÃO PÚBLICA - VERSÃO 3.3 (ENGE - CURITIBA/PPA) E TAMBÉM OS CRITÉRIOS TÉCNICOS ESTABELECIDOS NA NORMA EDP PT.DT.PDN.00061 (V12) - FORNECIMENTO DE ENERGIA ELÉTRICA EM TENSÃO SECUNDÁRIA DE DISTRIBUIÇÃO PARA ILUMINAÇÃO PÚBLICA;
 - 16 - O PROJETO ELÉTRICO EM QUESTÃO, CONTEMPLA A INFRAESTRUTURA, POSICIONAMENTO E INSTALAÇÃO DOS POSTES DE ILUMINAÇÃO DA PRAÇA A SER IMPLEMENTADO. NÃO CONTEMPLA A INTERFERÊNCIA QUE PODE SER NECESSÁRIA NA REDE DE DISTRIBUIÇÃO DA CONCESSIONÁRIA;
 - 17 - O SISTEMA DEVERÁ TER UMA MANUTENÇÃO PREVENTIVA ANUAL E SEMPRE QUE ATINGIDO POR DESCARGAS ATMOSFÉRICAS PARA VERIFICAR EVENTUAIS IRREGULARIDADES E GARANTIR A EFICIÊNCIA DO SISTEMA DE ATERRAMENTO E EQUIPOTENCIALIZAÇÃO;
 - 18 - OS ELETRODUTOS DE ATERRAMENTO DAS CARCAÇAS METÁLICAS DOS POSTES SERÃO ISOLADOS COM DIÂMETRO 16mm²;
 - 19 - O SISTEMA DE ATERRAMENTO NÃO IMPEDE A OCORRÊNCIA DAS DESCARGAS ATMOSFÉRICAS E NÃO PODE ASSEGURAR A PROTEÇÃO ABSOLUTA DE UMA ESTRUTURA, DE PESSOAS E BENS. ENTRETANTO, A APLICAÇÃO DA REFERIDA NORMA REDUZ DE FORMA SIGNIFICATIVA OS RISCOS DE DANOS DEVIDOS ÀS DESCARGAS ATMOSFÉRICAS. A NBR RECOMENDA QUE EM CASO DE CHUVAS COM TROVOADAS, OS TRANSUNTES PROCURE



INFORMAÇÕES DO DOCUMENTO

Documento capturado em 21/08/2026 14:09:18 (HORÁRIO DE BRASÍLIA - UTC-3)
por BRUNELLA FOLETTA COSTA AMBLARD (GERENTE QCE-03 - GEPRO - SEDURB - GOVES)
Valor Legal: CÓPIA SIMPLES | Natureza: DOCUMENTO NATO-DIGITAL

A disponibilidade do documento pode ser conferida pelo link: <https://e-docs.es.gov.br/d/2026-C5FG0B>

