


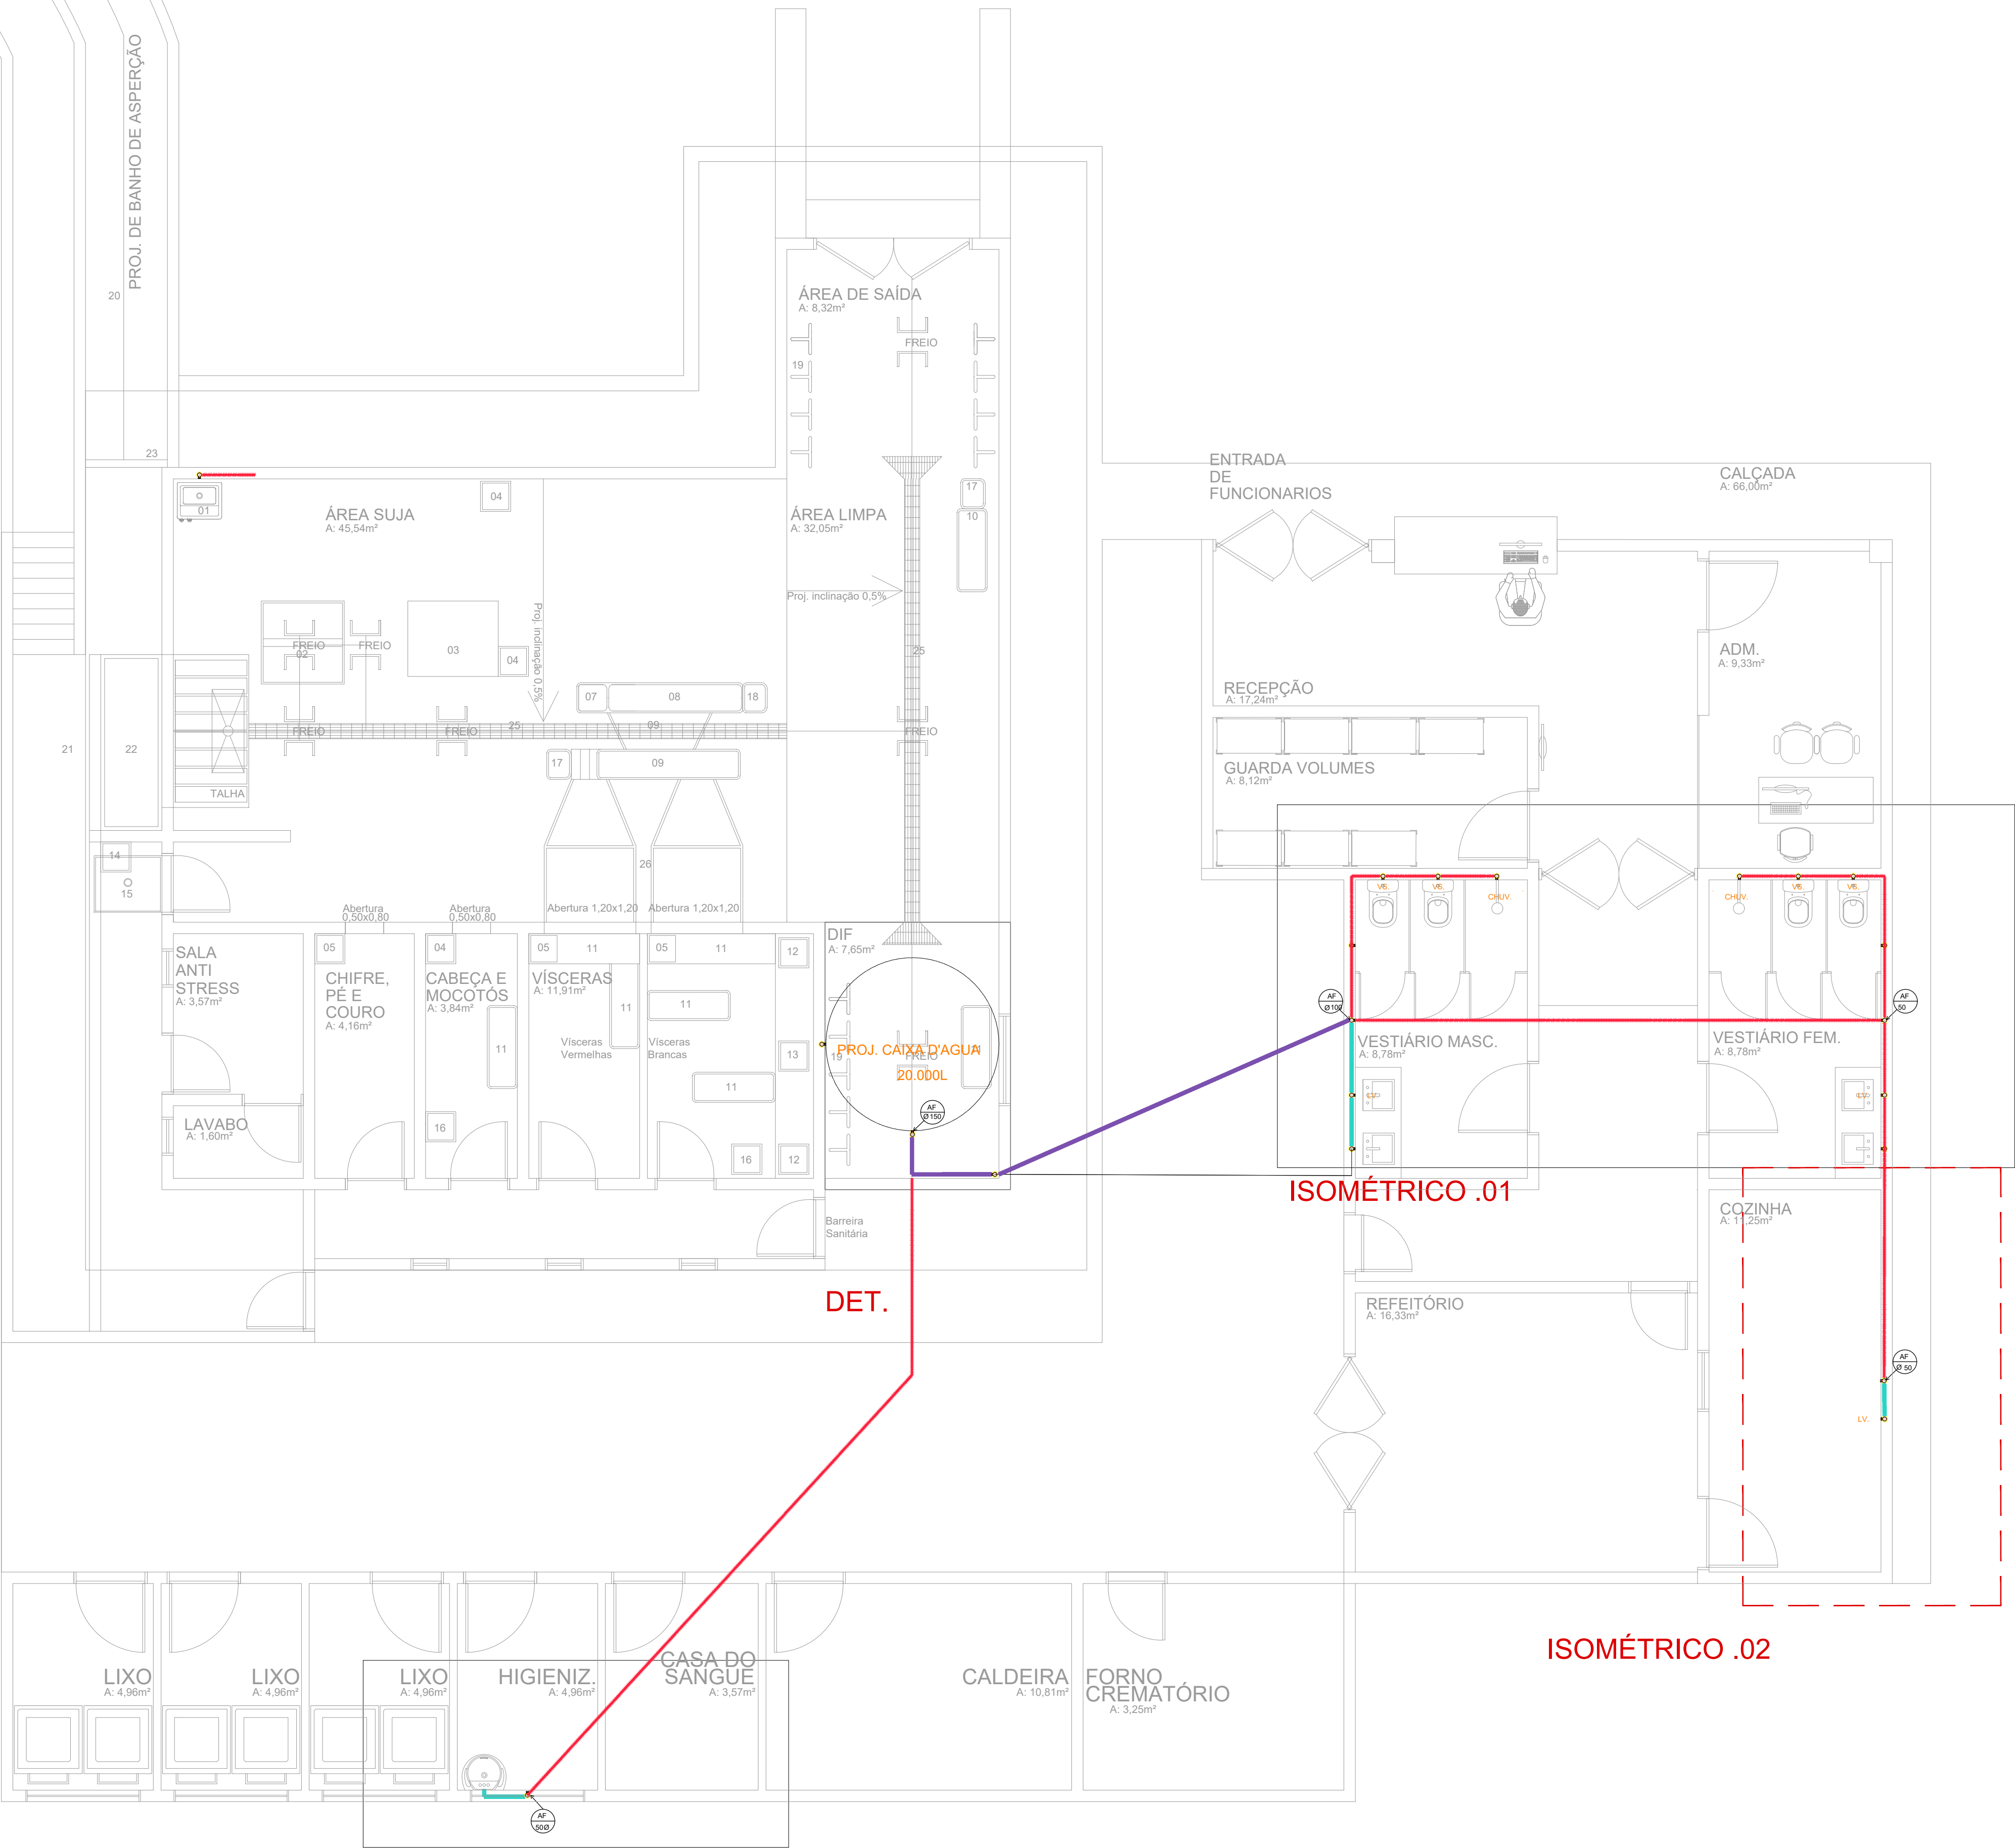


PLANTA BAIXA

INSTALAÇÕES HIDRÁULICAS

MATADOURO PÚBLICO
escala 1/125

ISOMÉTRICO .03

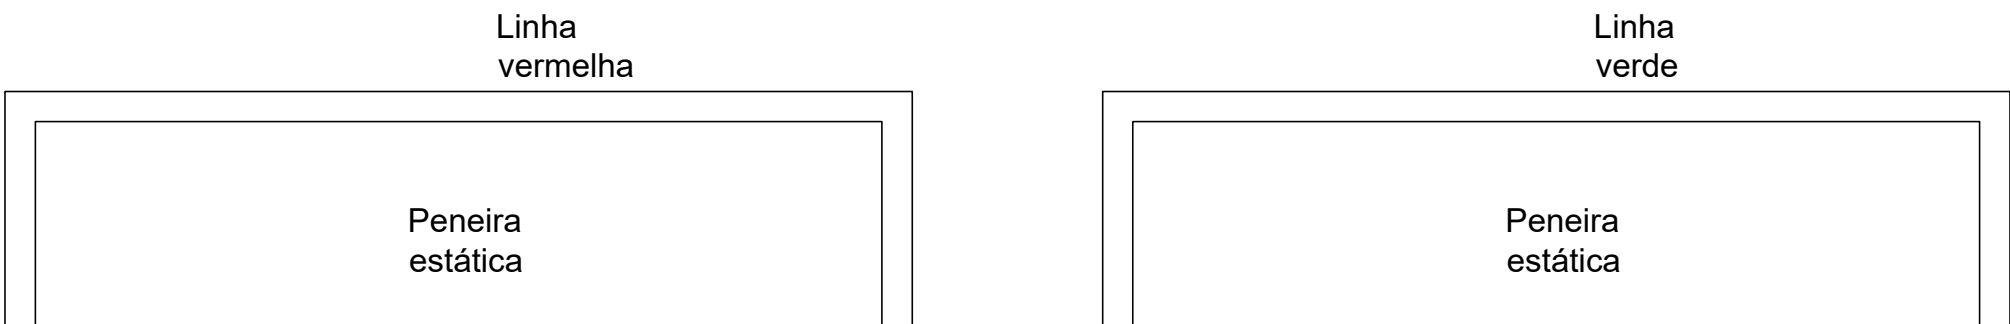

ISOMÉTRICO .01

ISOMÉTRICO .02

LEGENDA INSTALAÇÕES HIDROSSANITÁRIAS	
Símbolo	Descrição
—	TUBO PVC MARROM 200 MM
—	TUBO PVC MARROM 150 MM
—	TUBO PVC MARROM 100 MM
—	TUBO PVC MARROM 50 MM
—	TUBO PVC PARA AF 200 MM
—	TUBO PVC PARA AF 150 MM
—	TUBO PVC PARA AF 100 MM
—	TUBO PVC PARA AF 50 MM
TQ-N Ø D	COLUNA DE ESGOTO SANITÁRIO DIÂMETRO INDICADO
CV-N Ø D	COLUNA DE VENTILAÇÃO DIÂMETRO INDICADO
AP-N Ø D	COLUNA DE ÁGUA PLUVIAL DIÂMETRO INDICADO
●	CAIXA DIÂMETRO 30 CM
■	CAIXA 0,40 x 1,20 CM
D	LAVATÓRIO - LV
VS	VASO SANITÁRIO - VS
●	RALO SIFONADO REDONDO 100 mm - RS
●	RALO SIFONADO REDONDO 50 mm - RS
↗	TUBO QUE SOBE
↘	TUBO QUE DESCE
☀	CAIXA SIFONADA SIMPLES- CS
⋈	JOELHO 90° - J
⋈	TÊ 90° - T
⋈	JUNÇÃO 45° - Y
⋈	JUNÇÃO PARA BAIXO
—●—	SIFÃO - S
—2%→	DECLIVIDADE INDICADA

CONVENÇÕES - PONTO HIDRÁULICA		
COD.	Descrição	ALTURA
RG	ponto de água	1.80m
RP	registro de pressão	1.20m
PIA	pia	1.10m
TS	torneira de serviço	0.60m
LAV	lavatório	0.65m
VS	vaso sanitário	0.15m

ALTURA PONTOS DE ESGOTO		DECLIVIDADE	
Altura	Descrição	Ø= 50mm	2%
H:0.50 m	pia	Ø= 100mm	1%
H:0.40 m	Tanque	Ø= 150mm	1%
H:0.50 m	lavatório	Ø= 200mm	1%

Documento assinado digitalmente:
SÉRGIO MURILO ALBUQUERQUE DE MORAIS FIL
Data: 11/11/2024 08:50:33 -0300
Verifique em <https://validar.it.gov.br>

PROJETO: ARQUITETO E ORÇAMENTISTA: SÉRGIO MURILO ALBUQUERQUE DE MORAIS FILHO

PROPRIETÁRIO: PREFEITURA DE JURIPIRANGA PREFEITO ANTÔNIO MAROJA GUEDES FILHO

RESPONSÁVEL TÉCNICO	CAU
SÉRGIO MURILO ALBUQUERQUE DE MORAIS FILHO	A172752-4

TIPO: MATADOURO PÚBLICO		
CIDADE: JURIPIRANGA - PB PB 066- JURIPIRANGA		
ESCALA: 1/50	DESENHO: Proj. hidráulico	ÁREA: 419,67m²

FOLHA: 08/11	DATA DO PROJETO: NOVEMBRO/2024
--------------	--------------------------------

REVISÃO: NOVEMBRO/2024
