



RRT 12400011



Verificar Autenticidade

1. RESPONSÁVEL TÉCNICO

Nome Civil/Social: SÉRGIO MURILO ALBUQUERQUE DE MORAIS FILHO

CPF: 017.XXX.XXX-36

Título Profissional: Arquiteto(a) e Urbanista

Nº do Registro: 00A1727524

2. DETALHES DO RRT

Nº do RRT: SI12400011R02CT001

Modalidade: RRT SIMPLES

Data de Cadastro: 20/03/2023

Forma de Registro: RETIFICADOR

Data de Registro: 20/03/2023

Forma de Participação: INDIVIDUAL

Tipologia: Público

2.1 Valor do RRT

DOCUMENTO ISENTO DE PAGAMENTO

3. DADOS DO SERVIÇO/CONTRATANTE

3.1 Serviço 001

Contratante: Prefeitura Municipal de Juripiranga - PB

CPF/CNPJ: 08.XXX.XXX/0001-53

Tipo: Órgão Público

Data de Início: 23/09/2022

Valor do Serviço/Honorários: R\$1,00

Data de Previsão de Término:
23/09/2023

3.1.1 Dados da Obra/Serviço Técnico

CEP: 58330000

Nº: 380

Logradouro: AVENIDA BRASIL

Complemento:

Bairro: CENTRO

Cidade: JURIPIRANGA

UF: PB

Longitude:

Latitude:

3.1.2 Descrição da Obra/Serviço Técnico

Projeto arquitetônico de abatedouro público completo, para construção no Município de Juripiranga/PB. RRT de elaboração: Projeto arquitetônico; Orçamento; Cronograma; estrutural.

3.1.3 Declaração de Acessibilidade

Declaro o atendimento às regras de acessibilidade previstas em legislação e em normas técnicas pertinentes para as edificações abertas ao público, de uso público ou privativas de uso coletivo, conforme § 1º do art. 56 da Lei nº 13146, de 06 de julho de 2015.

3.1.4 Dados da Atividade Técnica

Grupo: PROJETO

Quantidade: 419.67

Atividade: 1.1.2 - Projeto arquitetônico

Unidade: metro quadrado

Grupo: PROJETO

Quantidade: 1

Atividade: 1.7.3 - Orçamento

Unidade: unidade

Grupo: PROJETO

Quantidade: 419.67

Atividade: 1.2.2 - Projeto de estrutura de concreto

Unidade: metro quadrado



RRT 12400011



Verificar Autenticidade

Grupo: PROJETO
Atividade: 1.7.4 - Cronograma
Grupo: PROJETO
Atividade: 1.5.7 - Projeto de instalações elétricas prediais de baixa tensão
Grupo: PROJETO
Atividade: 1.5.1 - Projeto de instalações hidrossanitárias prediais

Quantidade: 1
Unidade: unidade
Quantidade: 419.76
Unidade: metro quadrado
Quantidade: 419.67
Unidade: metro quadrado

4. RRT VINCULADO POR FORMA DE REGISTRO

Nº do RRT	Contratante	Forma de Registro	Data de Registro
SI12400011I00CT001	Prefeitura Municipal de Juripiranga - PB	INICIAL	23/09/2022
SI12400011R01CT001	Prefeitura Municipal de Juripiranga - PB	RETIFICADOR	19/10/2022
SI12400011R02CT001	Prefeitura Municipal de Juripiranga - PB	RETIFICADOR	20/03/2023

5. DECLARAÇÃO DE VERACIDADE

Declaro para os devidos fins de direitos e obrigações, sob as penas previstas na legislação vigente, que as informações cadastradas neste RRT são verdadeiras e de minha responsabilidade técnica e civil.

6. ASSINATURA ELETRÔNICA

Documento assinado eletronicamente por meio do SICCAU do arquiteto(a) e urbanista SÉRGIO MURILO ALBUQUERQUE DE MORAIS FILHO, registro CAU nº 00A1727524, na data e hora: 20/03/2023 13:38:30, com o uso de login e de senha. O **CPF/CNPJ** está oculto visando proteger os direitos fundamentais de liberdade, privacidade e o livre desenvolvimento da personalidade da pessoa natural (**LGPD**)
A autenticidade deste RRT pode ser verificada em: <https://siccau.cau.br.gov.br/app/view/sight/externo?form=Servicos>, ou via QRCode.



Documento assinado digitalmente
SÉRGIO MURILO ALBUQUERQUE DE MORAIS FILHO
Data: 13/12/2024 08:46:14-0300
Verifique em https://validar.jf.gov.br

PROJETO: ARQUITETO E URBANISTA: SÉRGIO MURILO ALBUQUERQUE DE MORAIS FILHO


PROPRIETÁRIO: PREFEITURA DE JURUPIRANGA PREFEITO ANTÔNIO MAROJA GUEDES FILHO

RESPONSÁVEL TÉCNICO	CAU
SÉRGIO MURILO ALBUQUERQUE DE MORAIS FILHO	A172752-4

TIPO: MATADOURO PÚBLICO			
CIDADE: JURUPIRANGA - PB PB 066- JURUPIRANGA			
ESCALA: 1/100	DESENHO: Implantação	ÁREA CONSTRUIDA: 419,67m²	ÁREA DO TERRENO: 7.880,36 m²

FOLHA: 01/11	DATA DO PROJETO: NOVEMBRO/2024
--------------	--------------------------------

REVISÃO: NOVEMBRO/2024

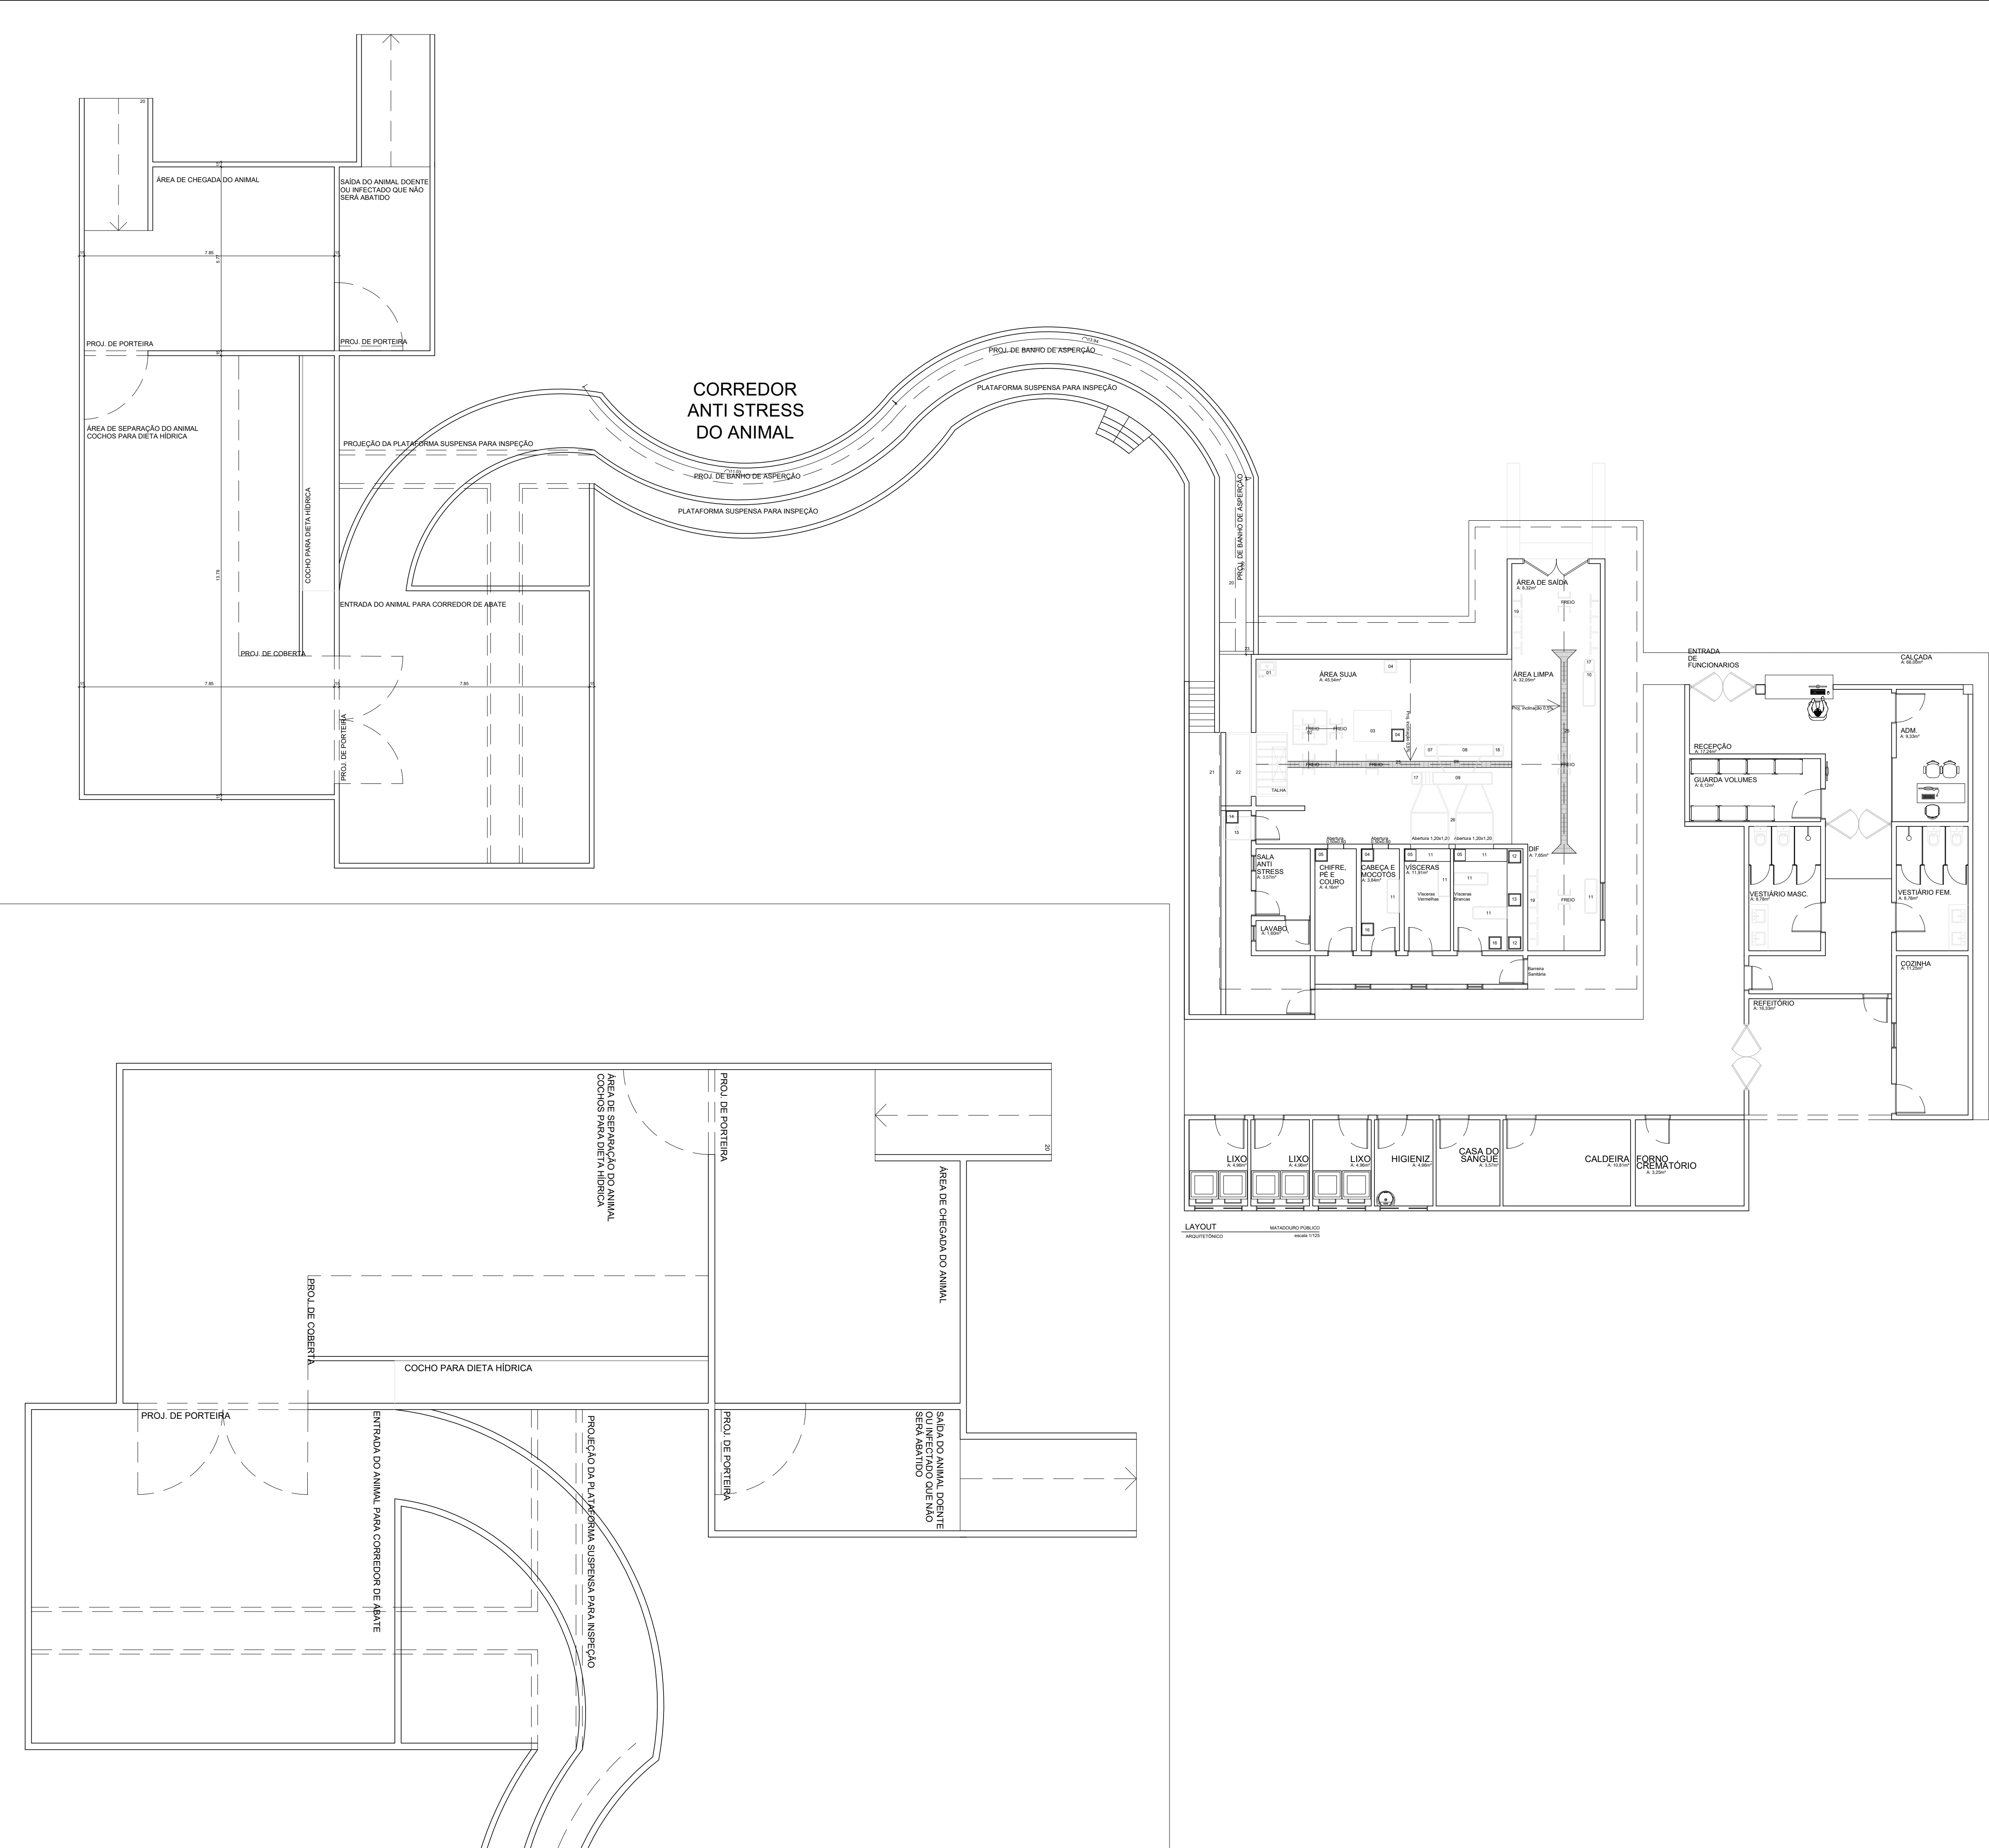

PROJETO: ARQUITETO E URBANISTA: SÉRGIO MURILO ALBUQUERQUE DE MORAIS FILHO


PROPRIETÁRIO: PREFEITURA DE JURIPIRANGA PREFEITO ANTÔNIO MAROJA GUEDES FILHO

RESPONSÁVEL TÉCNICO	CAU
SÉRGIO MURILO ALBUQUERQUE DE MORAIS FILHO	A172752-4

TIPO: MATADOURO PÚBLICO	ENDEREÇO: JURIPIRANGA - PB PB 066- JURIPIRANGA
ESCALA: 1/100	DESENHO: Layout
ÁREA: 419,76m²	

FOLHA:	DATA DO PROJETO:
02/10	ABRIL/2023

REVISÃO:
ABRIL/2023

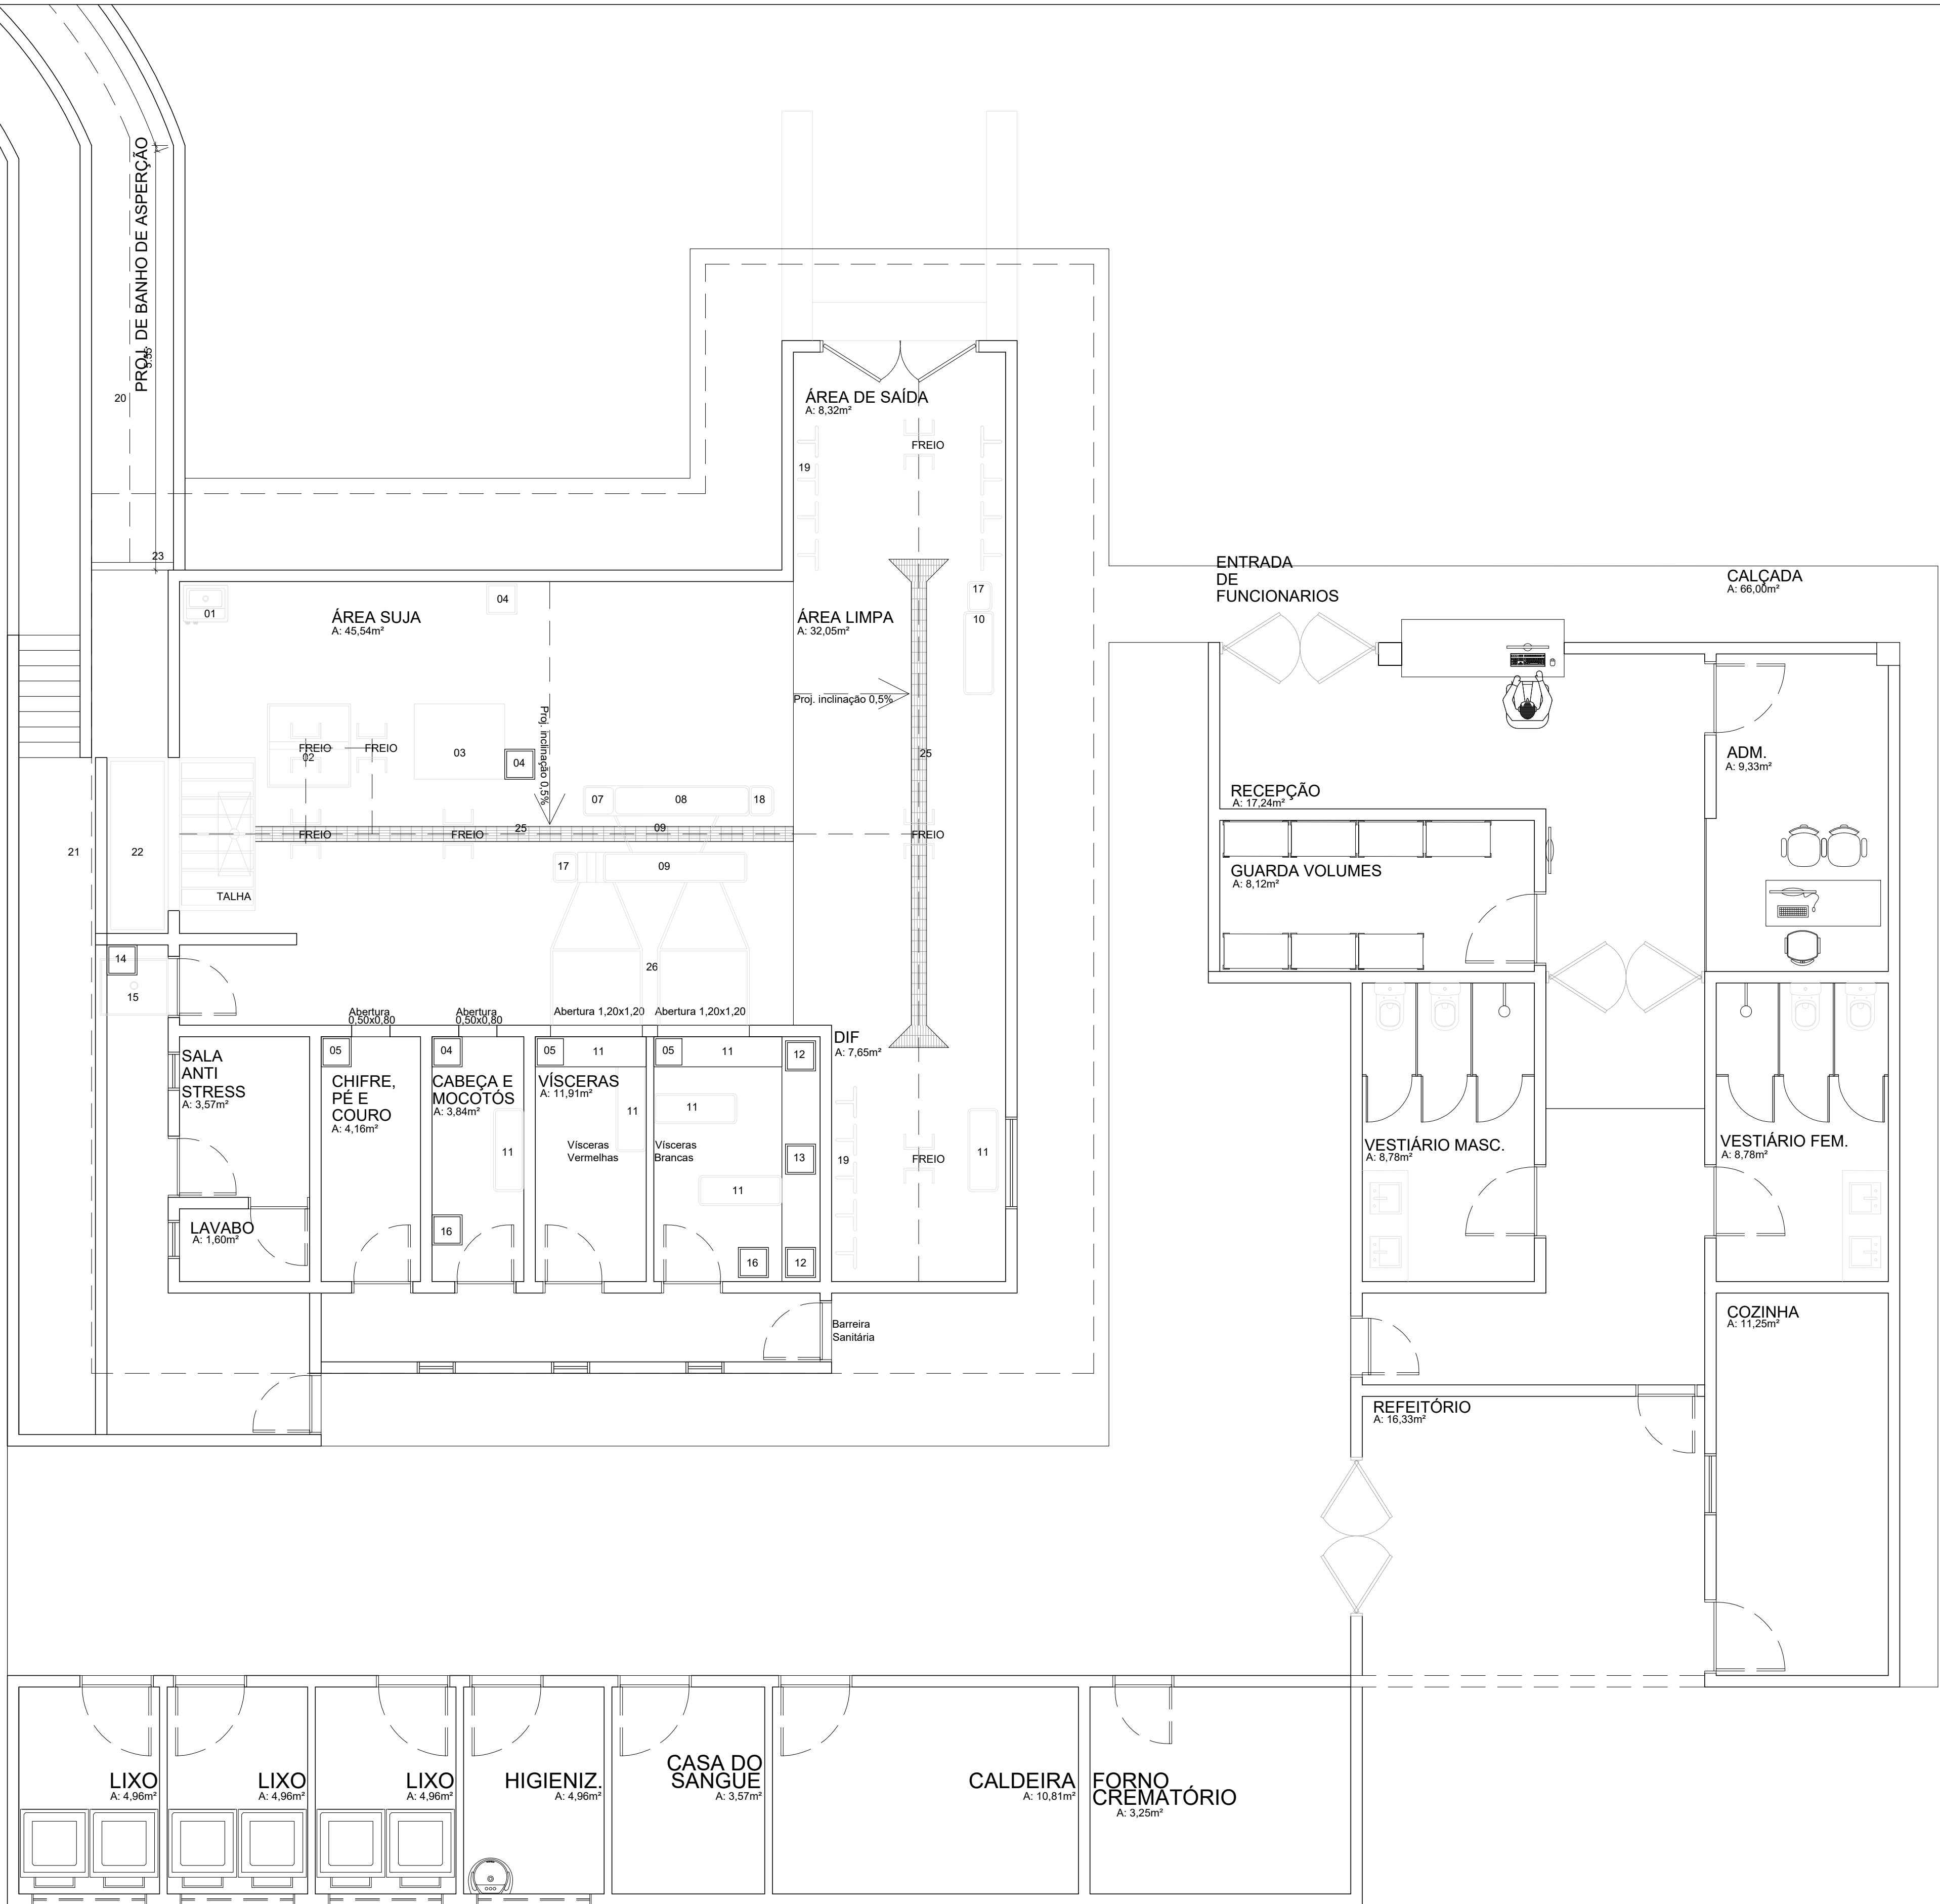

LAYOUT
ARQUITETÔNICO

MATADOURO PÚBLICO
escala 1/125

PROJETO: ARQUITETO E URBANISTA: SÉRGIO MURILO ALBUQUERQUE DE MORAIS FILHO


PROPRIETÁRIO: PREFEITURA DE JURIPIRANGA PREFEITO ANTÔNIO MAROJA GUEDES FILHO

RESPONSÁVEL TÉCNICO	CAU
SÉRGIO MURILO ALBUQUERQUE DE MORAIS FILHO	A172752-4

TIPO: MATADOURO PÚBLICO	ENDEREÇO: JURIPIRANGA - PB PB 066- JURIPIRANGA
ESCALA: 1/100	DESENHO: Execução
ÁREA: 419,76m²	

FOLHA: 03/10	DATA DO PROJETO: ABRIL/2023
--------------	-----------------------------

REVISÃO: ABRIL/2023

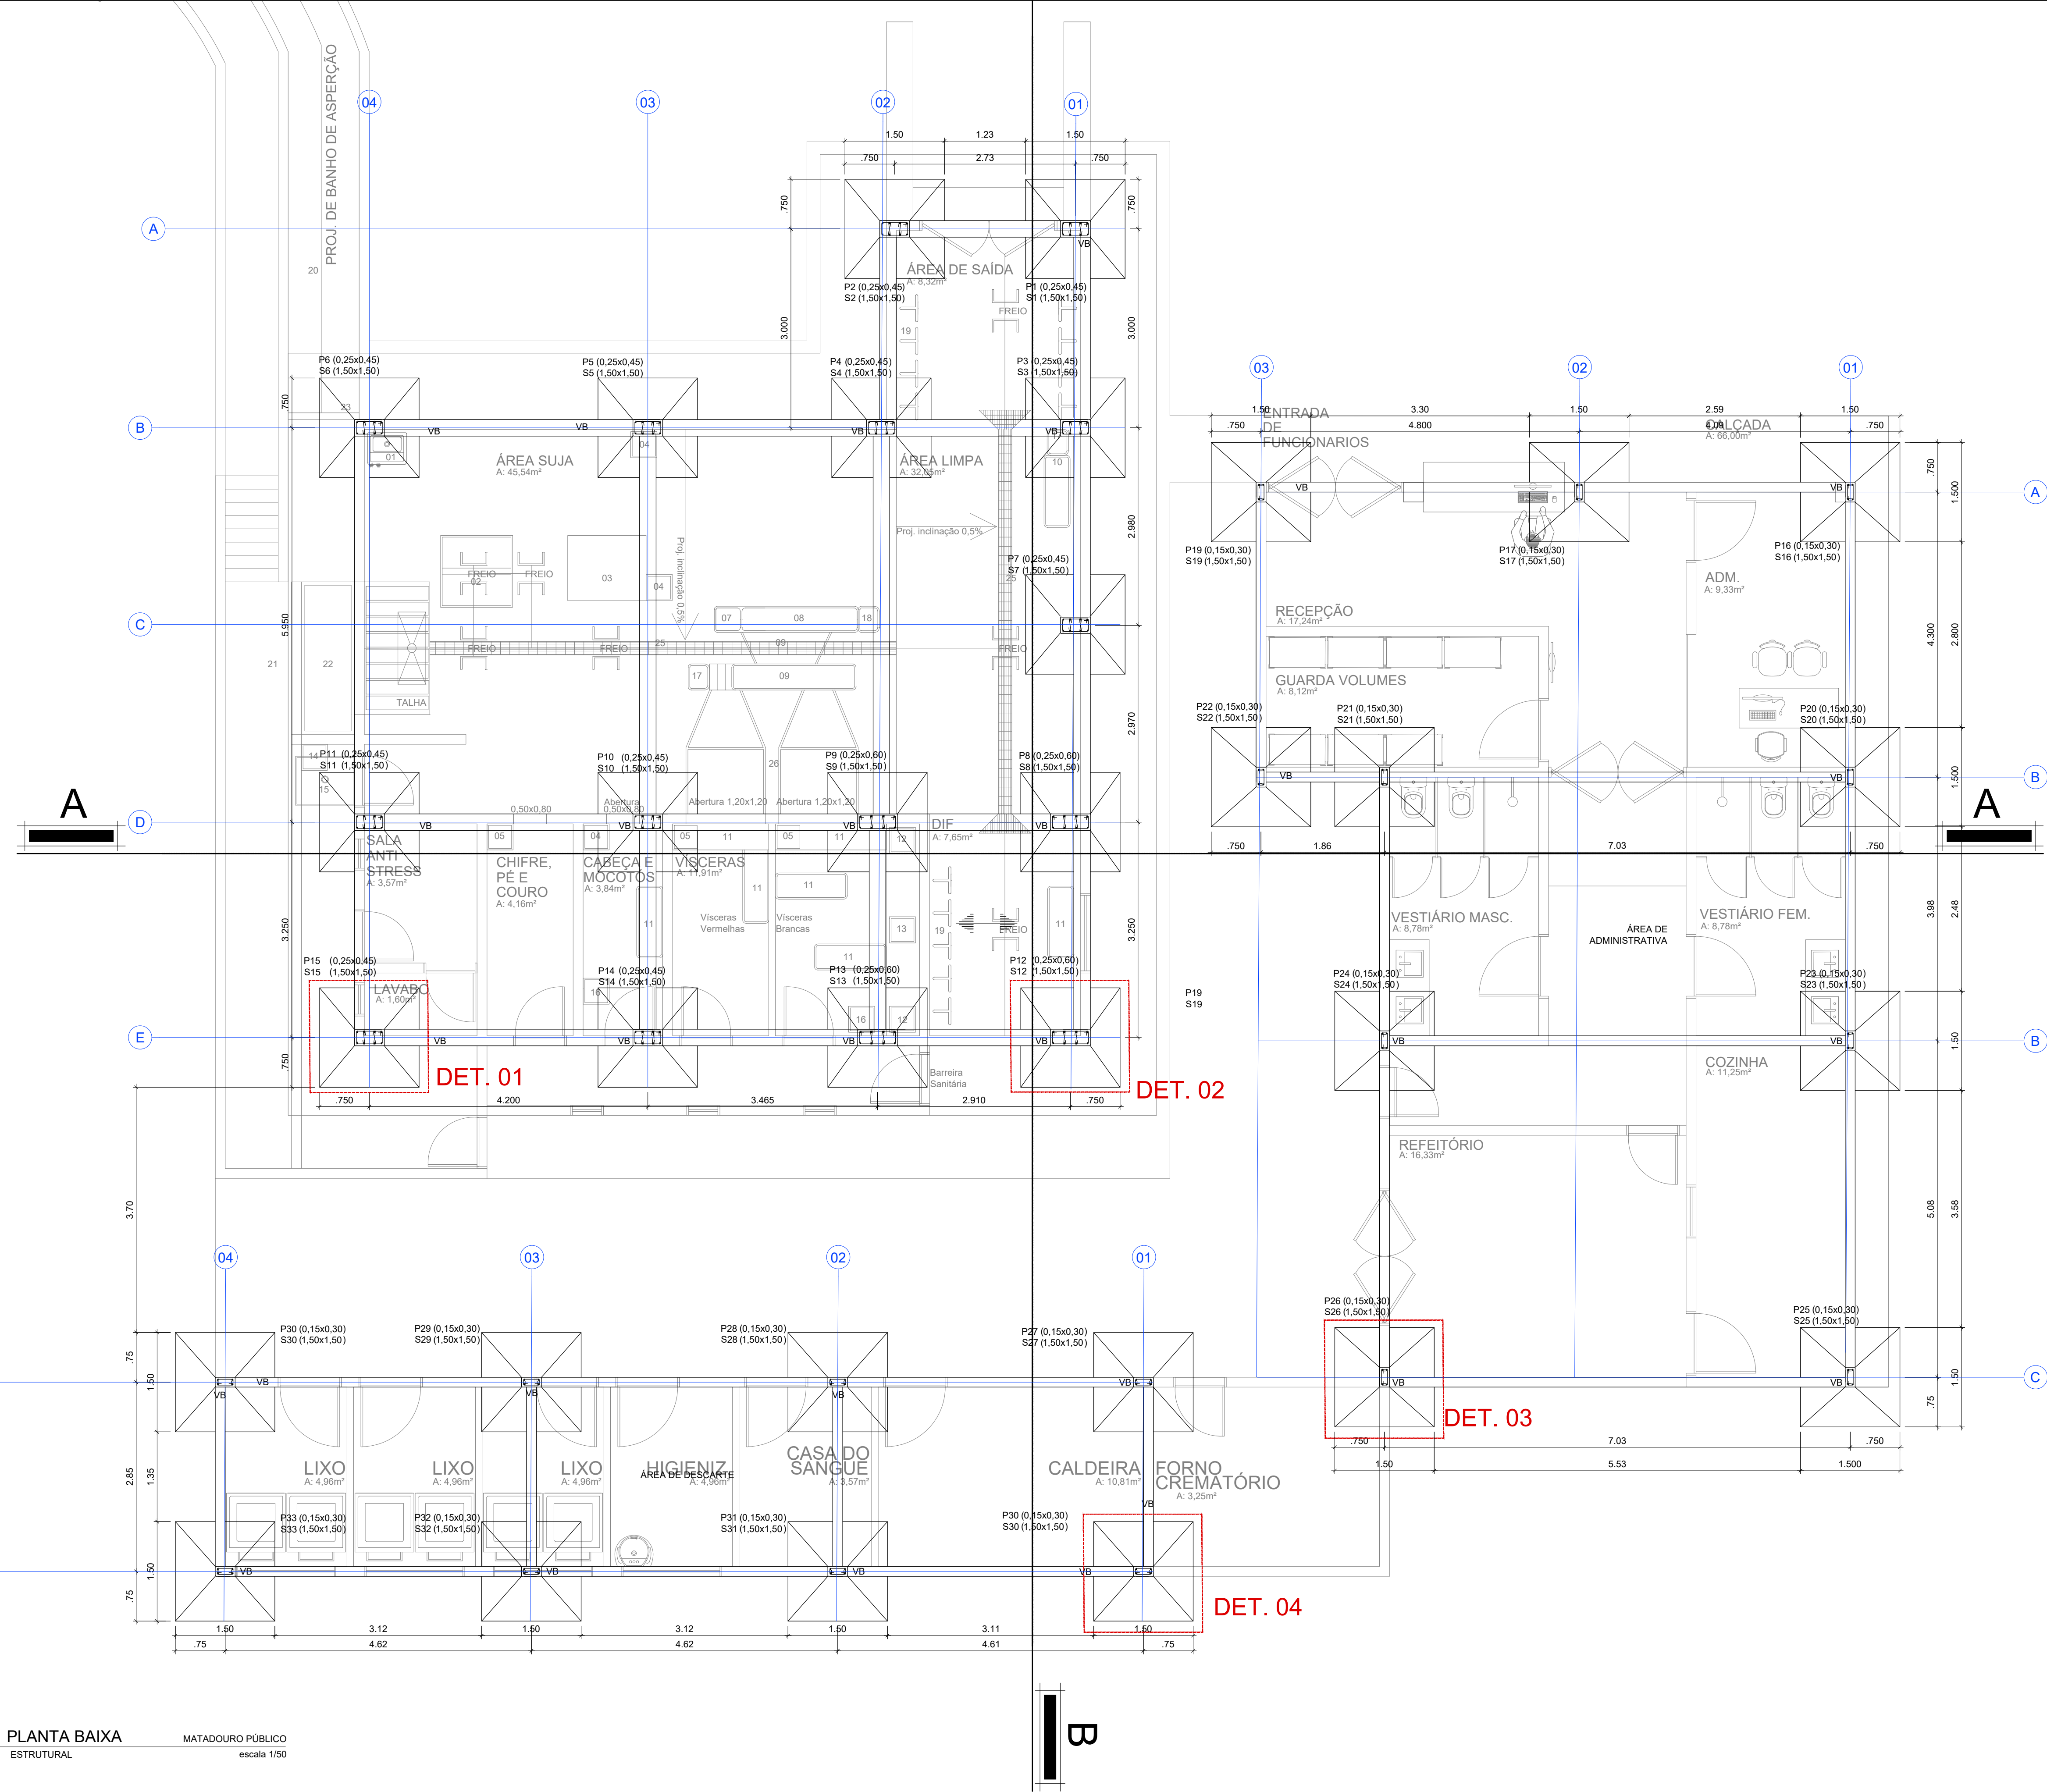

PLANTA BAIXA
ESTRUTURAL

MATADOURO PÚBLICO
escala 1/50

Aço	Tensão de Escoamento
CA-50	5.000 kg/cm²

SAPATA				
NOME	SEÇÃO (CM)	ELEVAÇÃO (CM)	NÍVEL	BITOLA (mm)
S1 ao S7	25X45	150	-1,5	12,5
S8-S9-S12-S13	25X60	150	-1,5	12,5
S10-S11-S14-S15	25X45	150	-1,5	16
S16 ao S26	15X30	150	-1,5	10
S27ao S33	15X30	150	-1,5	8

PILARES						
NOME	SEÇÃO (cm)	ELEVAÇÃO (cm)	NÍVEL	BITOLA (mm)	QUANTIDADE DE BARRAS	PESO UNITÁRIO (kg)
P1 ao P7	25X45	500 e200	0	12,5	8	1,0
P8-P9-P12-P13	25X60	700 e 1000	0	12,5	8	1,250
P10-P11-P14-P15	25X45	500 e 200	0	16	8	1,6
P16 ao P26	15X30	300	0	12,5	4	1,0
P27 ao P33	15X30	300	0	10	4	0,63

ESTRIBO				
NOME	SEÇÃO (cm)	ELEVAÇÃO (cm)	ESPAÇAMENTO LONGITUDINAL (cm)	BITOLA (mm)
P1 ao P7	39X19	500 e200	20	5
P10-P11-P14-P15	39X19	500 e 200	20	5
P8-P9-P12-P13	54X19	700 e 1000	20	5
P16 ao P26	24X9	300	20	5
P27 ao P33	24X9	300	20	5

QUANTITATIVO TOTAL DE FERRAGENS SAPATAS E BALDRAME						
SAPATAS E BALDRAME	DESCRIÇÃO DO INSUMO	QUANTIDADE	COMPRIMENTO	QUANT/ BARRAS	DENSIDADE	QUANTIDADE DE TOTAL (KG)
	AÇO CA-50 12,5mm	12	80,7	28	0,963	939,5
	AÇO CA-50 16mm	4	1,50	20	0,963	189,36
	AÇO CA-50 10mm	13	66,24	20	0,617	275,77
	AÇO CA-50 8mm	9	51	20	0,395	129,56

QUANTITATIVO TOTAL DE FERRAGENS VIGAS E PILARES						
VIGAS E PILARES	DESCRIÇÃO DO INSUMO	QUANTIDADE	ALTURA	QUANT/ BARRAS	DENSIDADE	QUANTIDADE DE TOTAL (KG)
	AÇO CA-50 12,5mm	26	156,9400	24	0,963	2394,17
	AÇO CA-50 16mm	4	10,5	8	1,578	530,21
	AÇO CA-50 10mm	8	4	4	0,617	317,98

PROJETO: ARQUITETO E URBANISTA: SÉRGIO MURILO ALBUQUERQUE DE MORAIS FILHO


PROPRIETÁRIO: PREFEITURA DE JURIPIRANGA PREFEITO ANTÔNIO MAROJA GUEDES FILHO

RESPONSÁVEL TÉCNICO	CAU
SÉRGIO MURILO ALBUQUERQUE DE MORAIS FILHO	A172752-4

TIPO: MATADOURO PÚBLICO	ENDEREÇO: JURIPIRANGA - PB PB 066- JURIPIRANGA
ESCALA: 1/100	DESENHO: Fundação
	ÁREA: 419,67m²


FOLHA: 04/10	DATA DO PROJETO: ABRIL/2023
--------------	-----------------------------

REVISÃO: ABRIL/2023

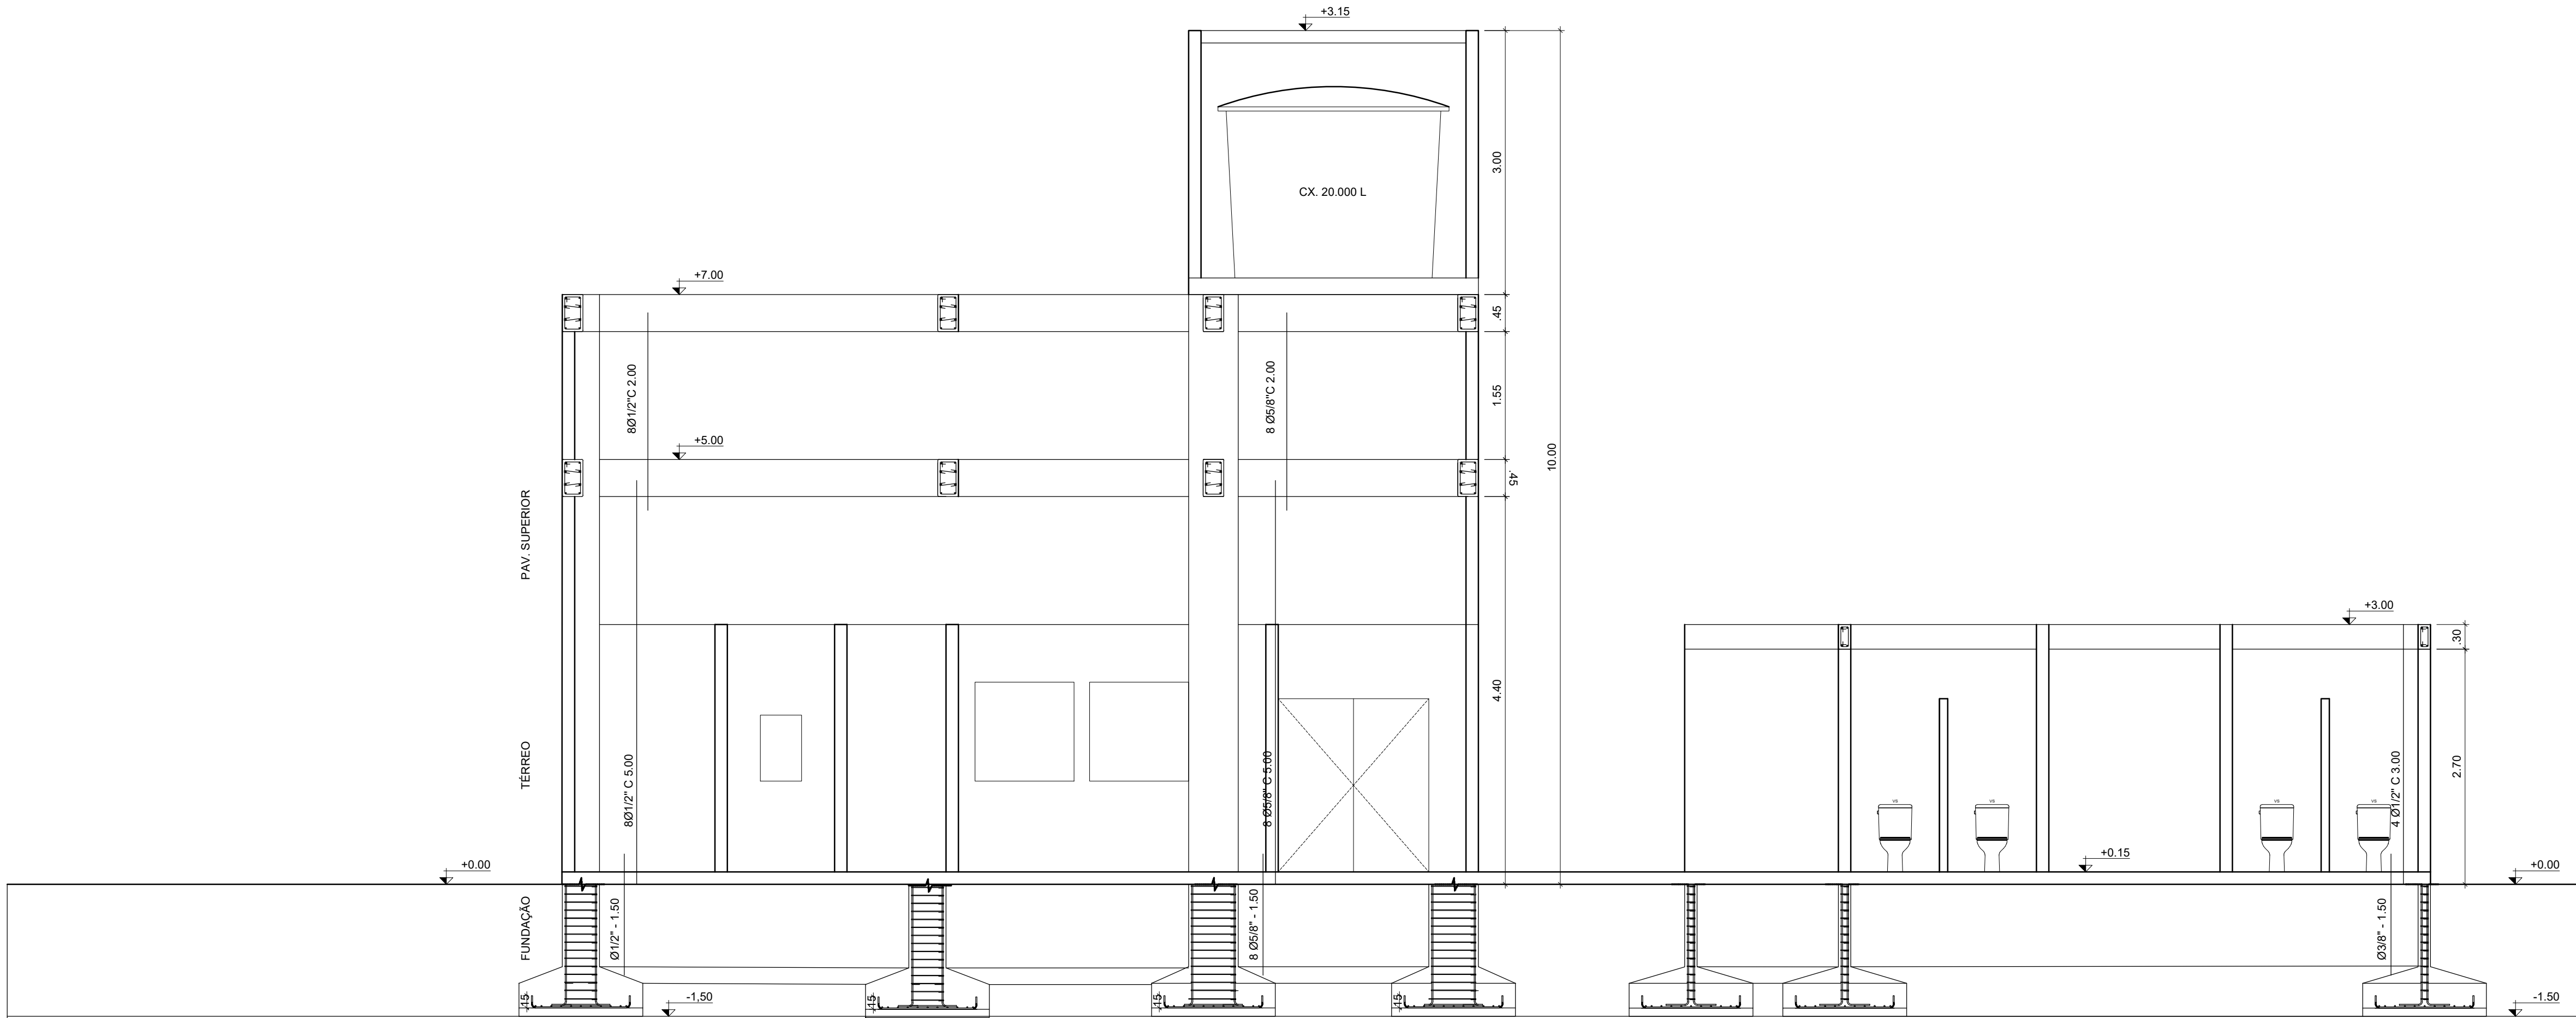



CORTE AA'
ESTRUTURA

MATADOURO PÚBLICO
escala 1/50

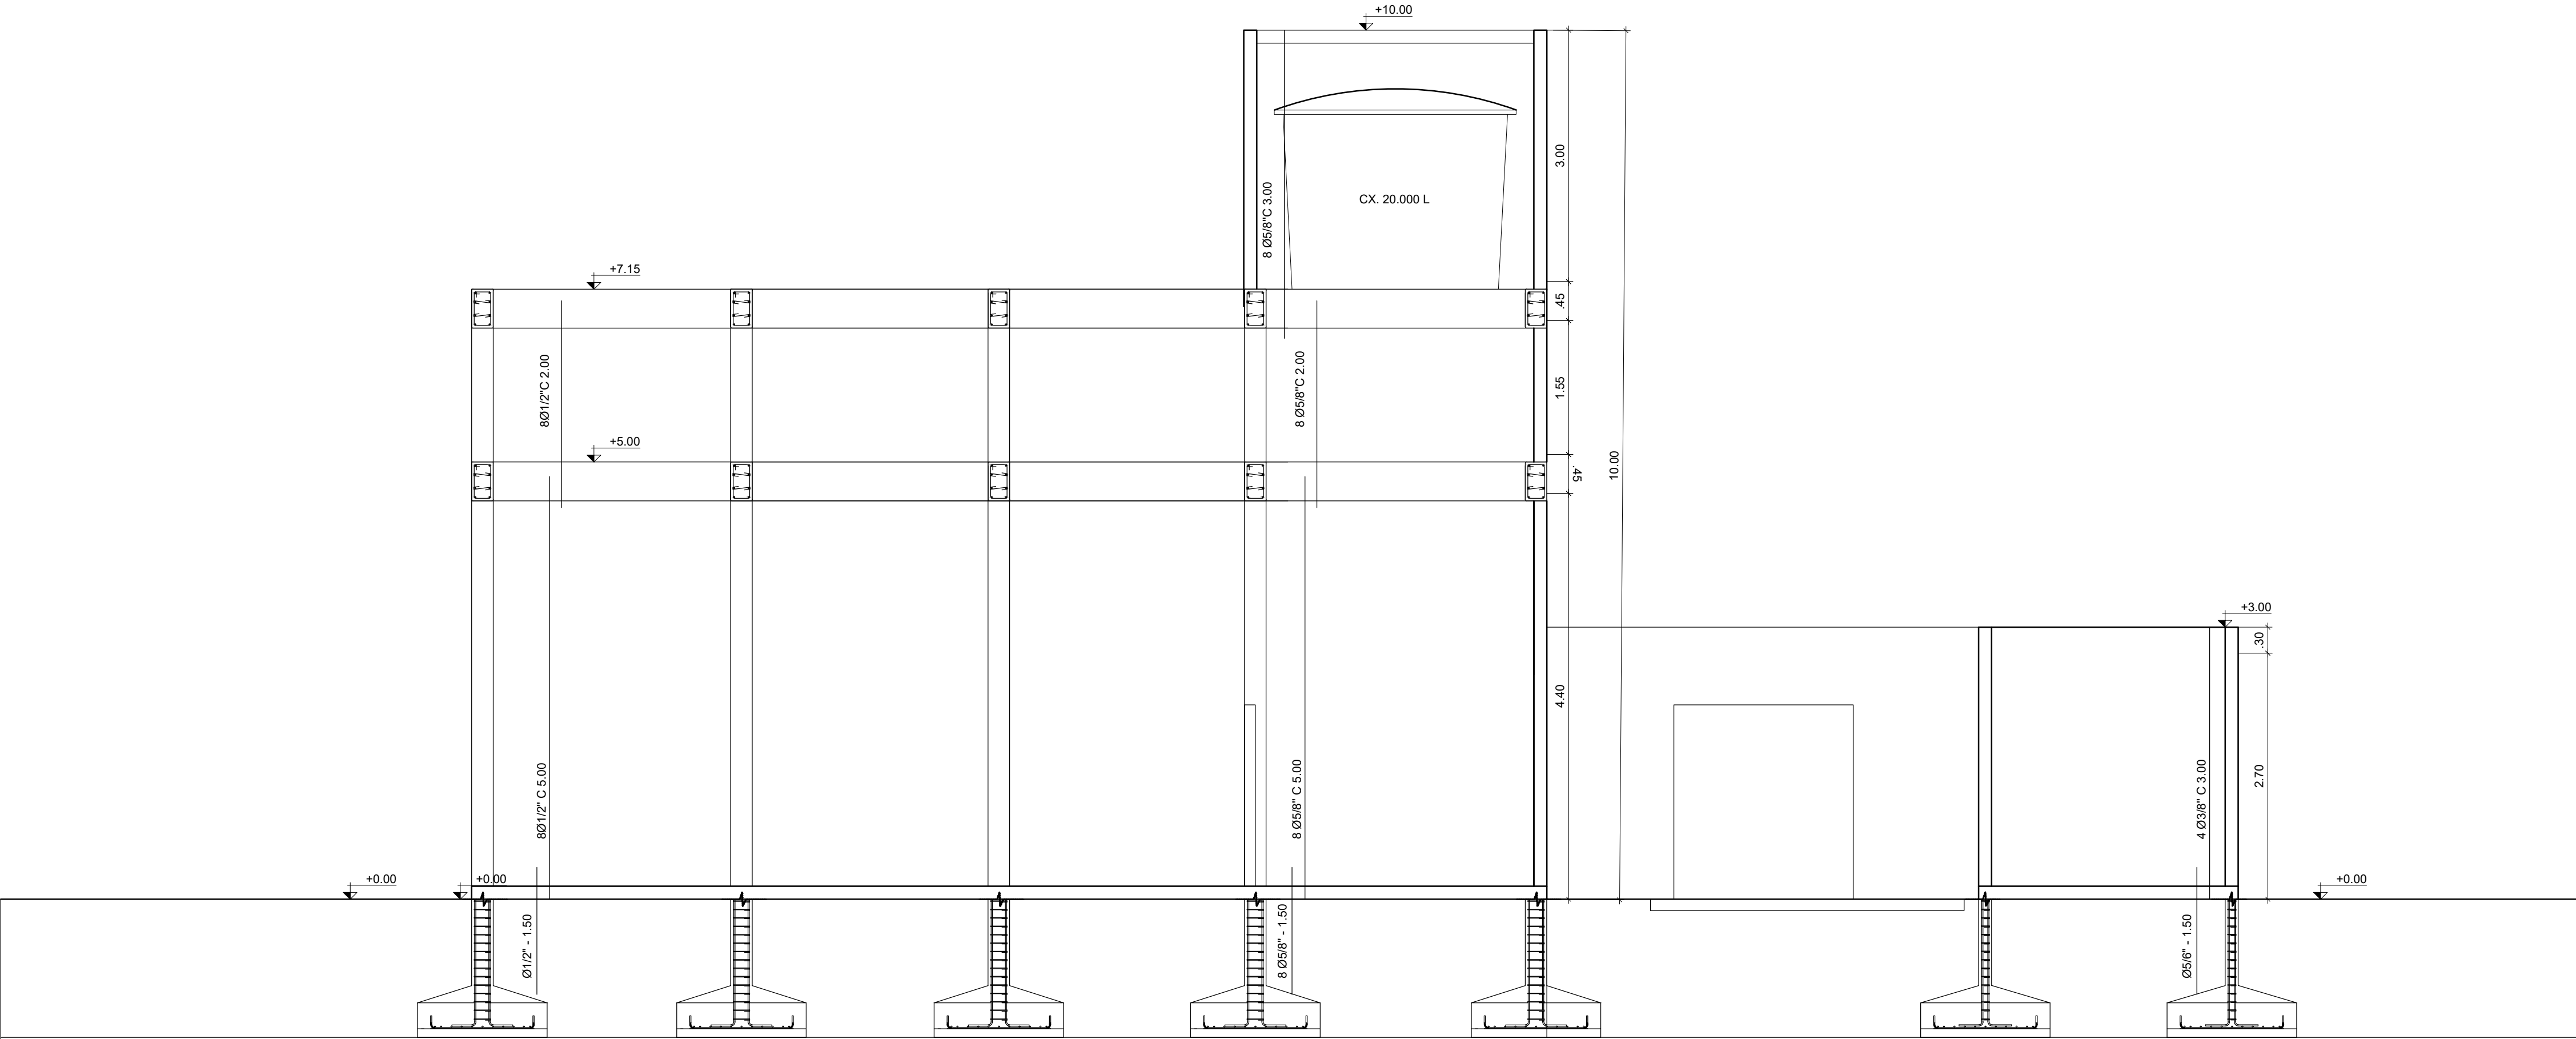

CORTE BB'
ESTRUTURA

MATADOURO PÚBLICO
escala 1/50

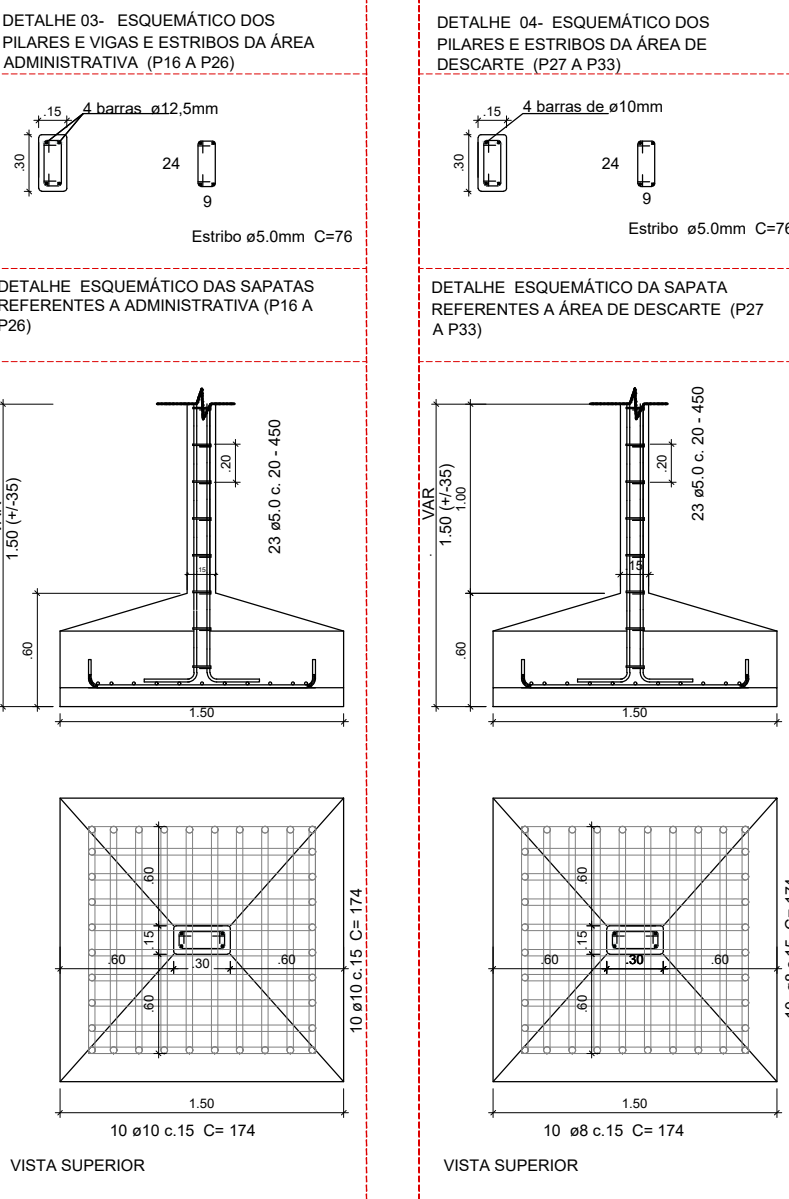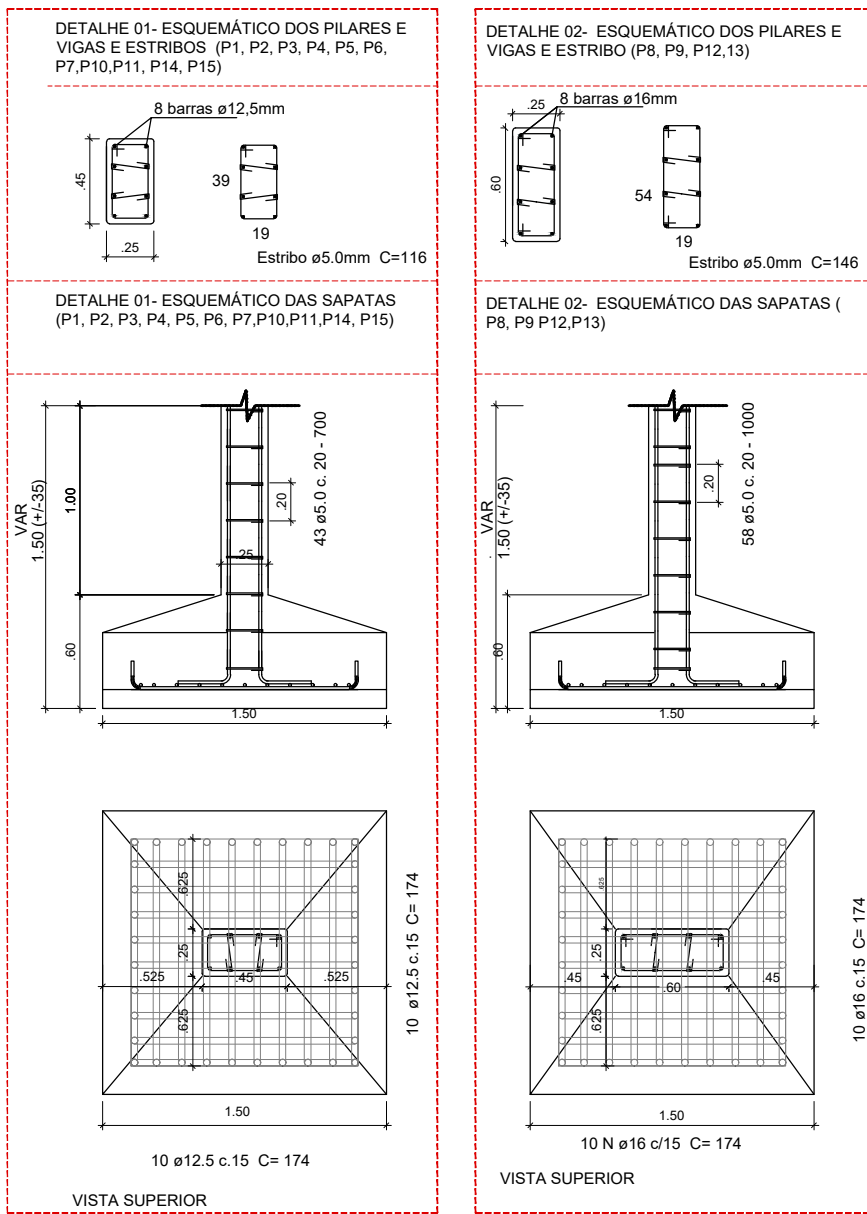

- GANCHOS E DOBRAS CONFORME NB - 1 (1977)

- QUANDO NÃO INDICADO NO PROJETO, UTILIZAR OS

RAIOS DE DOBRAMENTO MOSTRADOS ACIMA.

- A COTAGEM DAS BARRAS E FEITA SEGUNDO OS EIXOS

VIDE COTAS A E B.

PROJETO: ARQUITETO E URBANISTA: SÉRGIO MURILO ALBUQUERQUE DE MORAIS FILHO


PROPRIETÁRIO: PREFEITURA DE JURIPIRANGA PREFEITO ANTÔNIO MAROJA GUEDES FILHO

RESPONSÁVEL TÉCNICO	CAU
SÉRGIO MURILO ALBUQUERQUE DE MORAIS FILHO	A172752-4

TIPO: MATADOURO PÚBLICO	ENDEREÇO: JURIPIRANGA - PB PB 066- JURIPIRANGA
ESCALA: 1/100	ÁREA: 419,76m²

FOLHA: DATA DO PROJETO: 05/10 ABRIL/2023

REVISÃO: ABRIL/2023

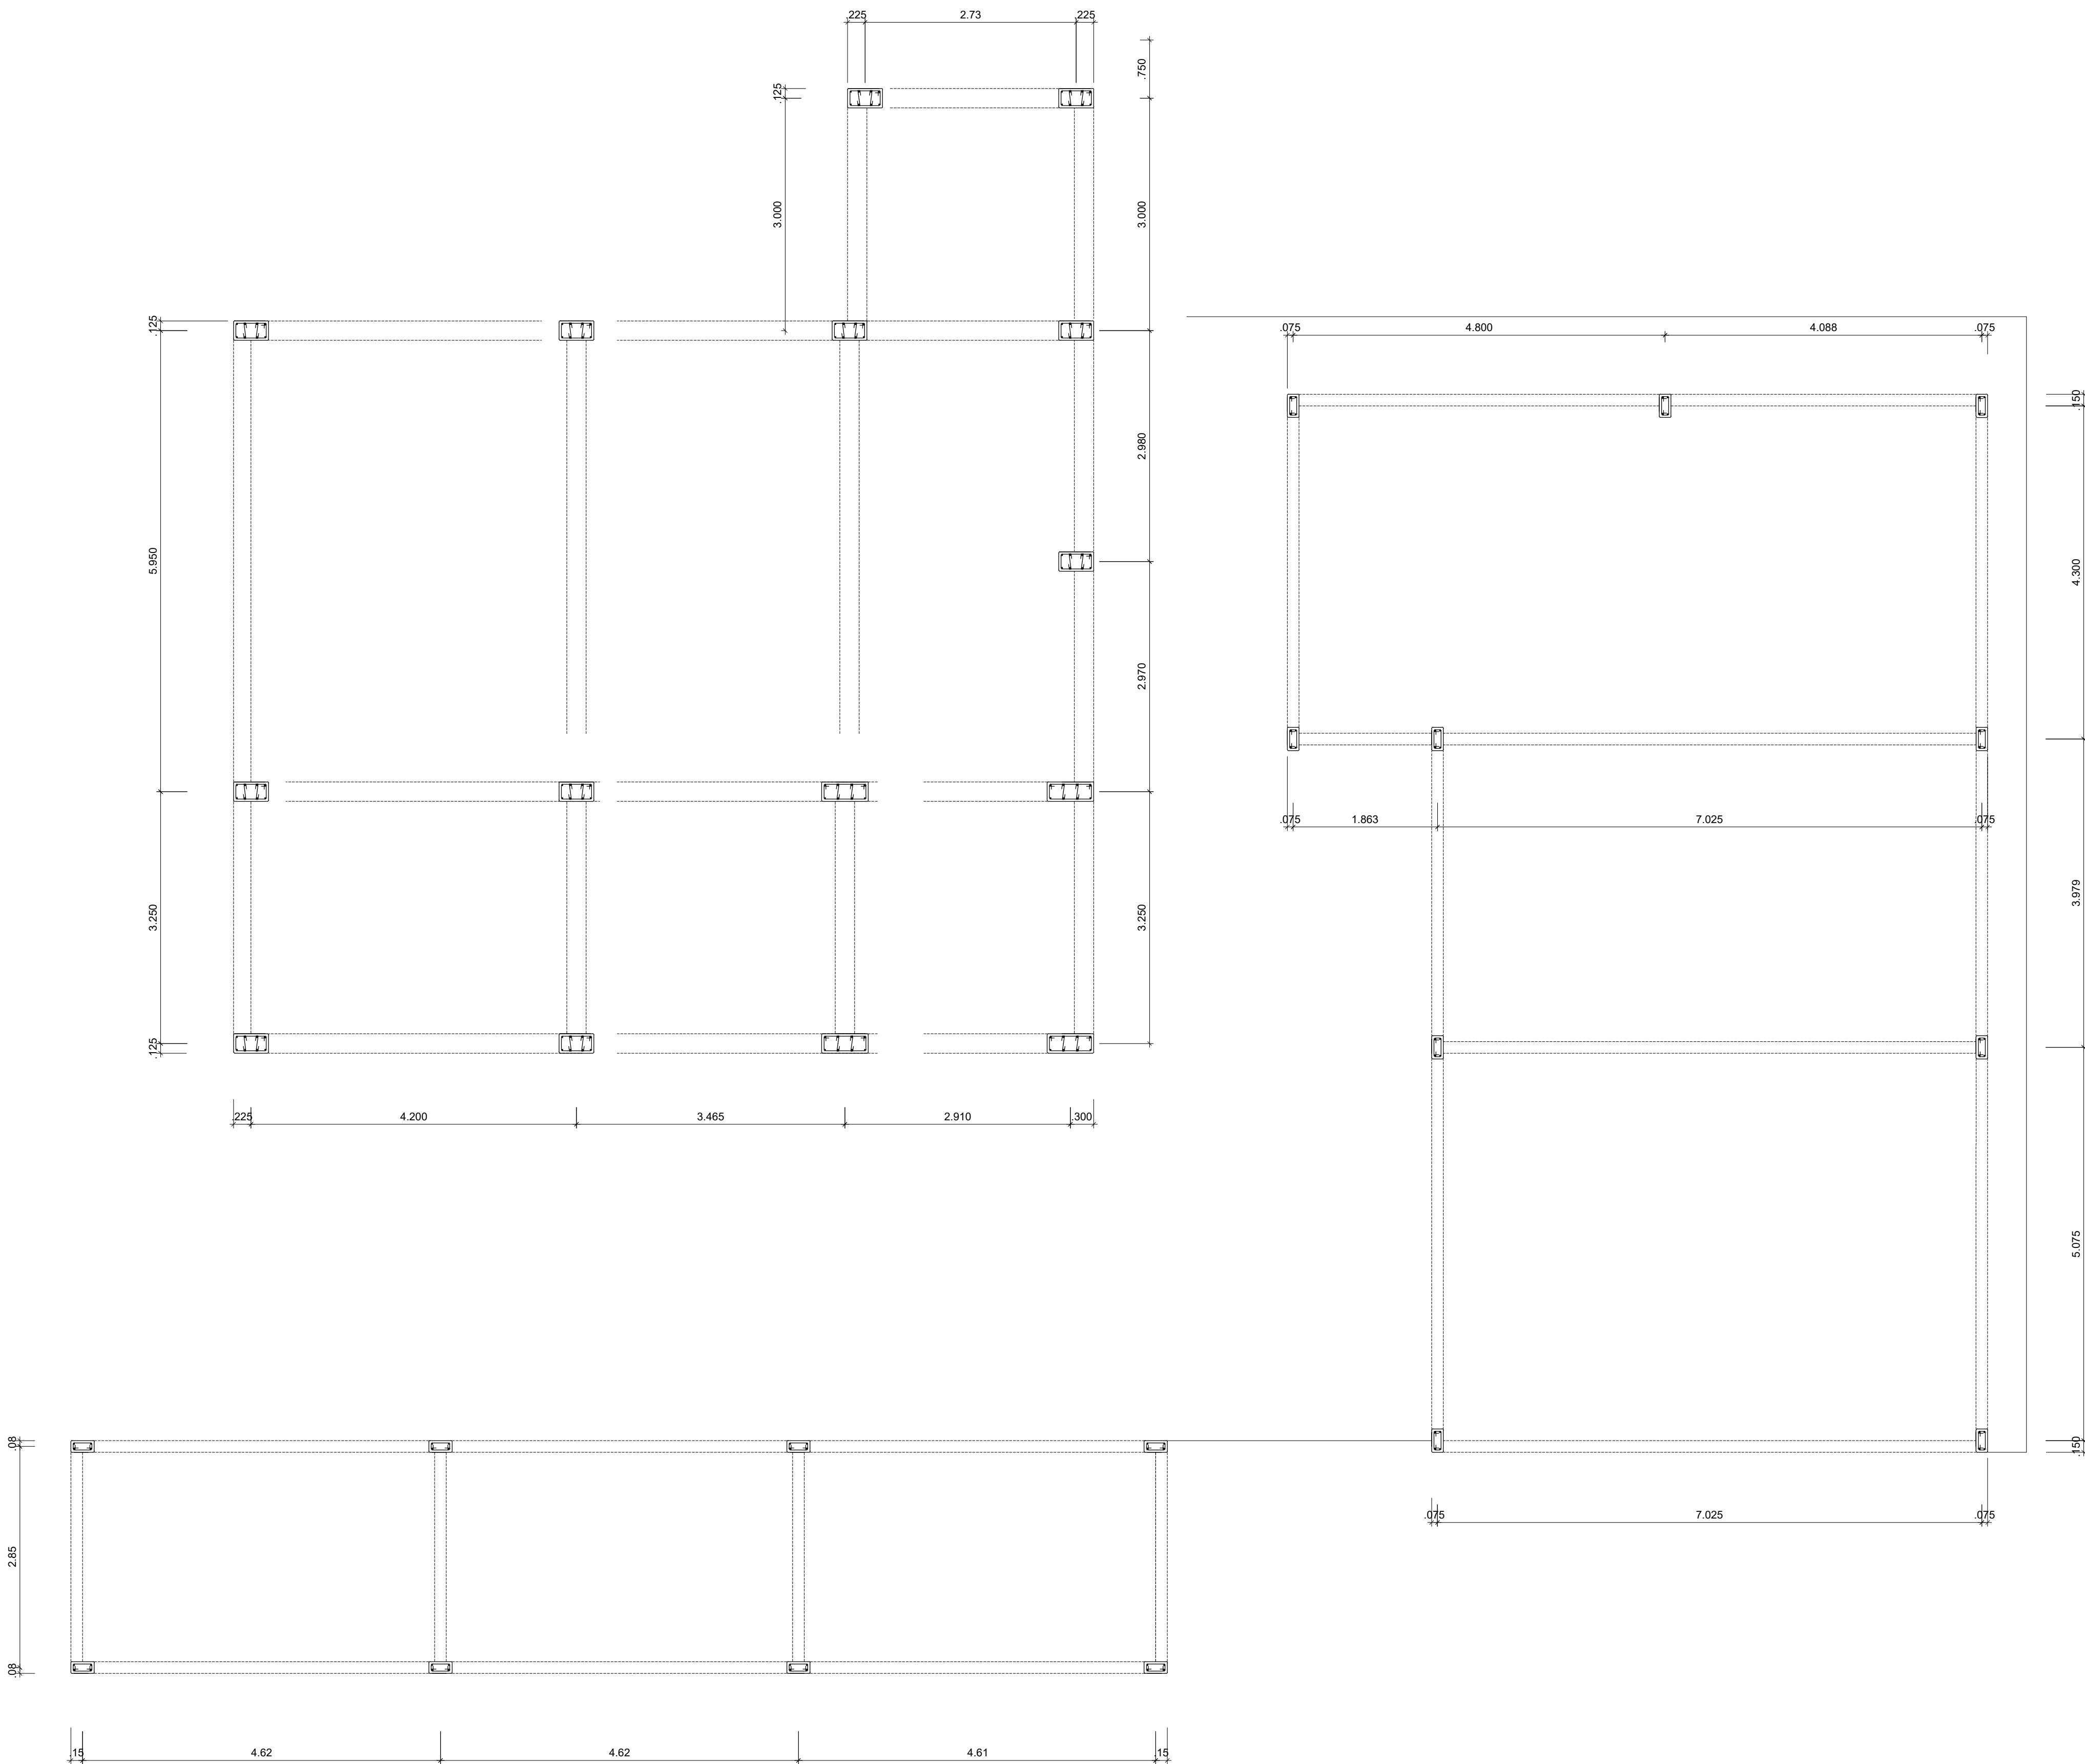

PLANTA BAIXA
MATADOURO PÚBLICO
LOCAÇÃO DA PILARES
escala 1/50

PROJETO: ARQUITETO E URBANISTA: SÉRGIO MURILO ALBUQUERQUE DE MORAIS FILHO


PROPRIETÁRIO: PREFEITURA DE JURUPIRANGA PREFEITO ANTÔNIO MAROJA GUEDES FILHO

RESPONSÁVEL TÉCNICO	CAU
SÉRGIO MURILO ALBUQUERQUE DE MORAIS FILHO	A172752-4

TIPO: MATADOURO PÚBLICO		
CIDADE: JURUPIRANGA - PB		ENDEREÇO: PB 066- JURUPIRANGA
ESCALA: 1/100	DESENHO: Det. Estrutural	ÁREA: 419,76m²

FOLHA:	DATA DO PROJETO:
06/10	ABRIL/2023

REVISÃO:
ABRIL/2023



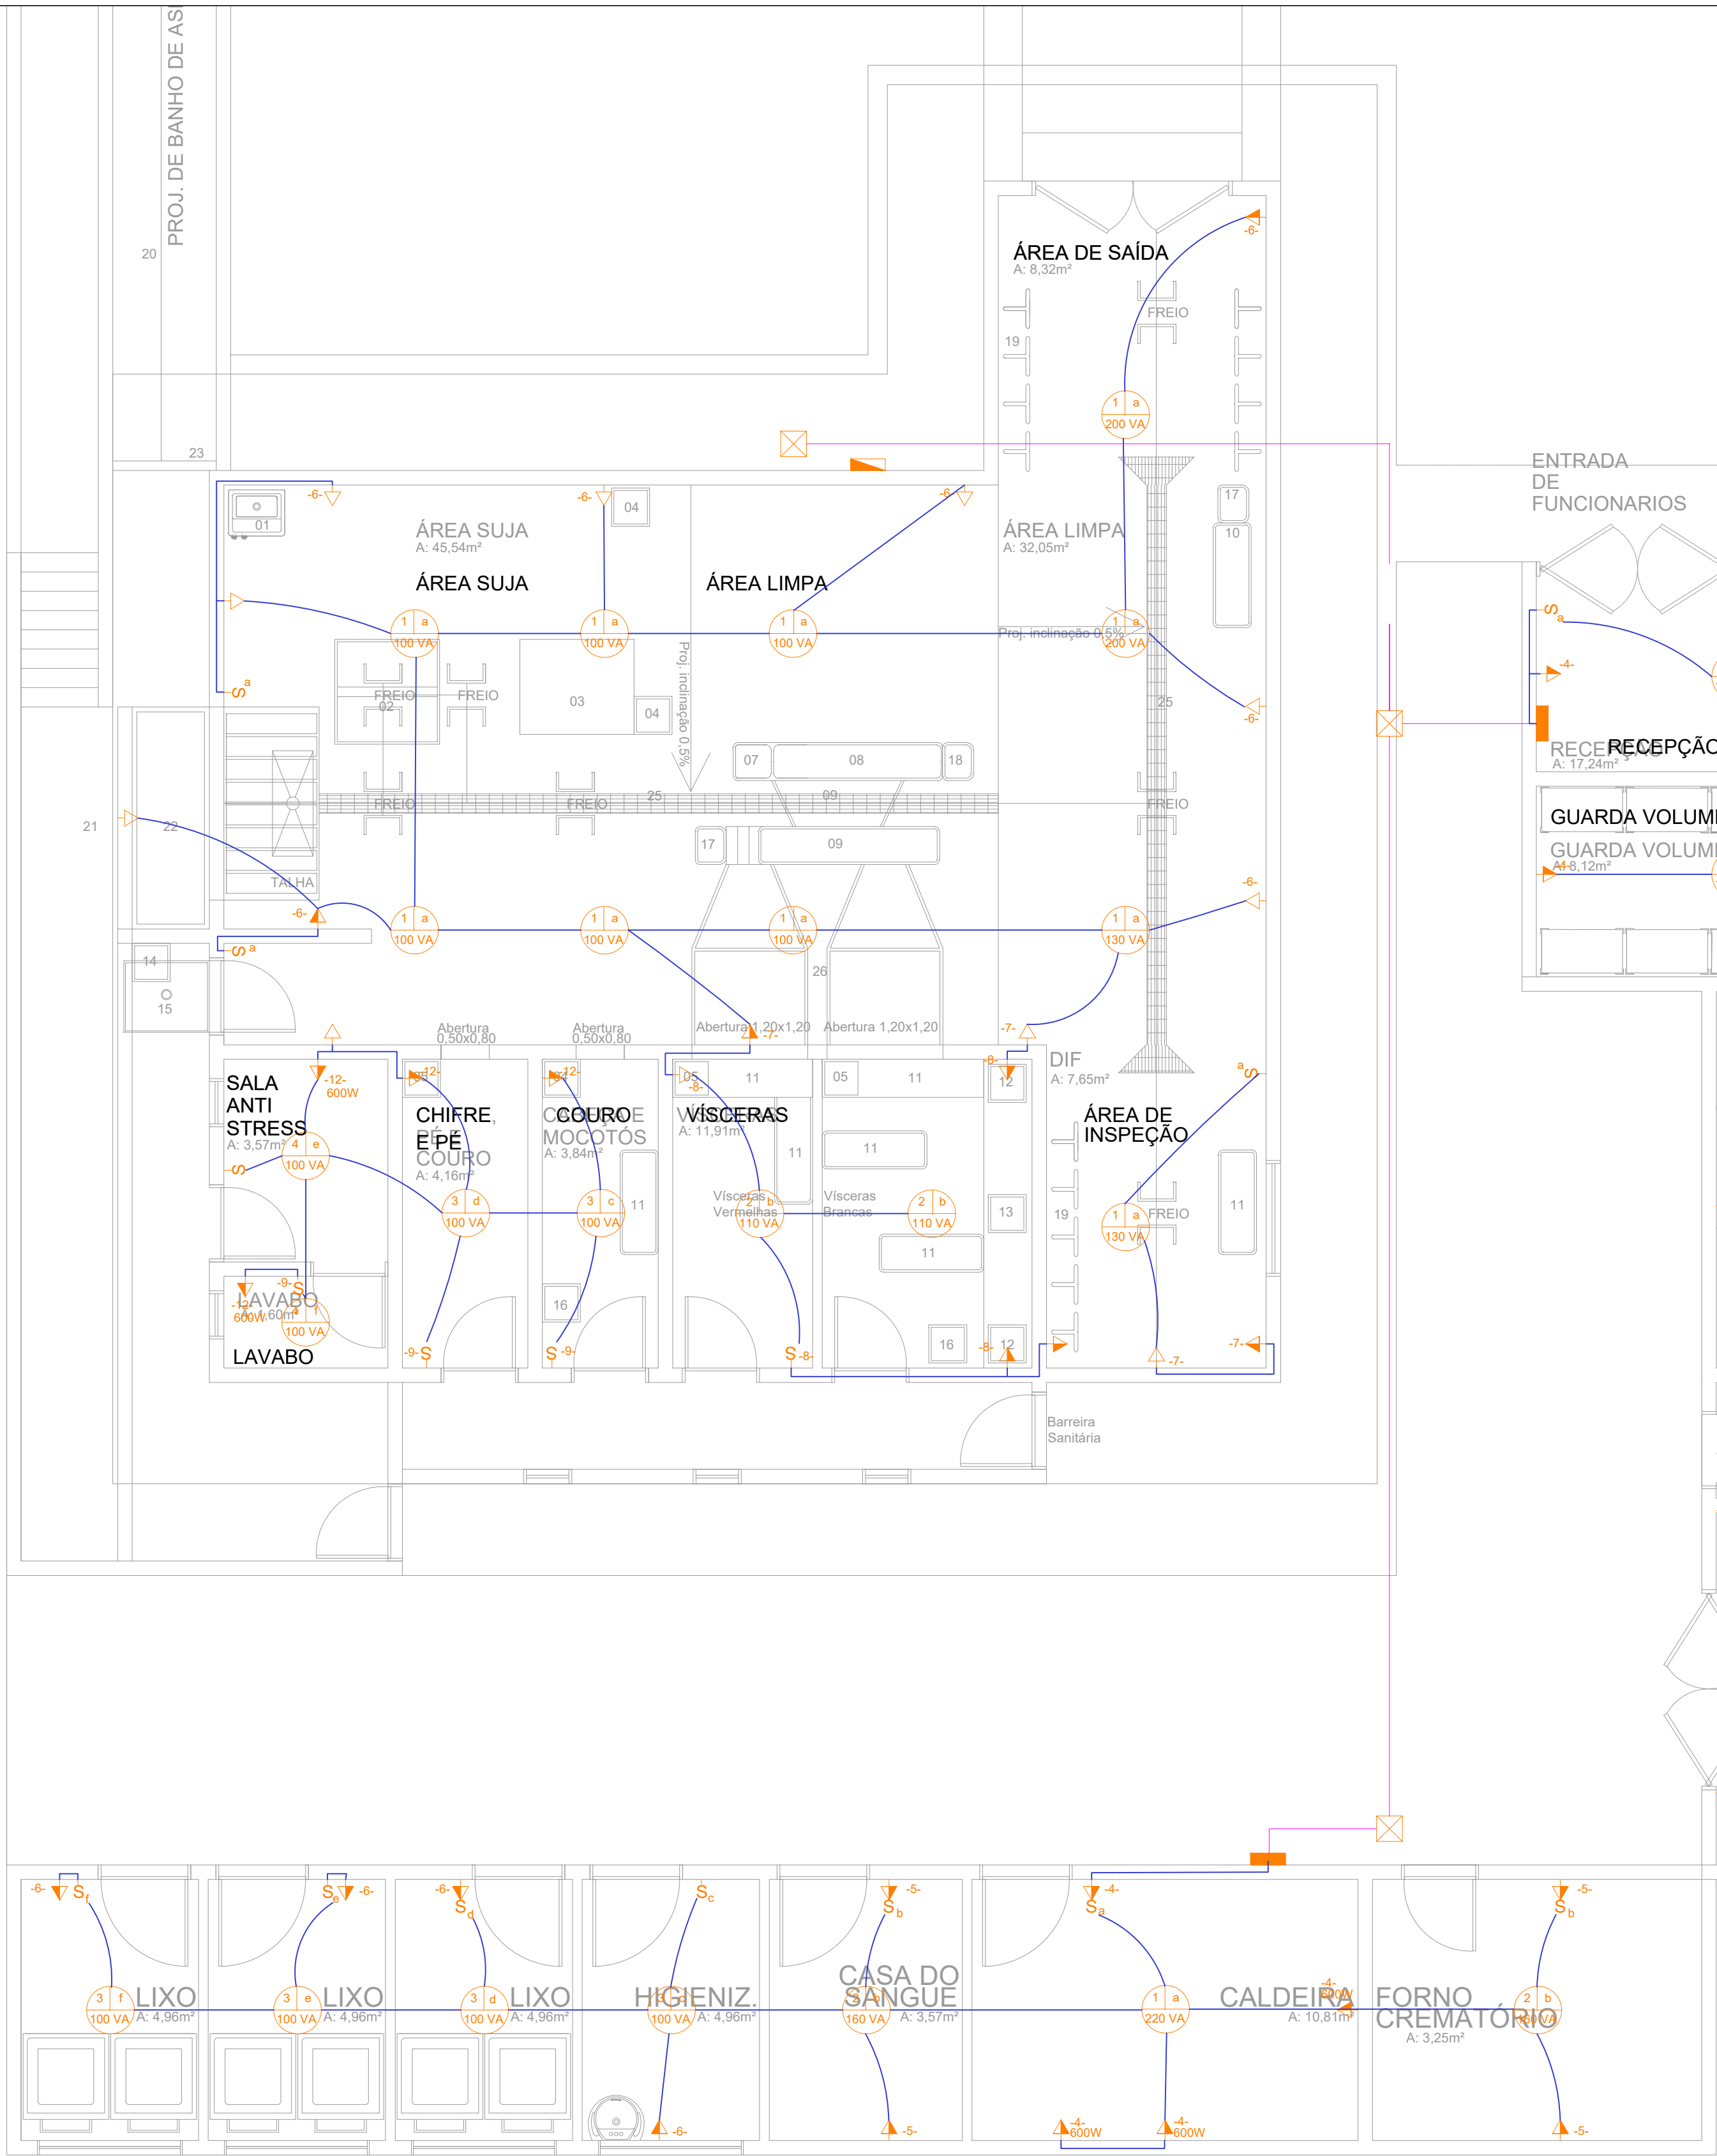


LAYOUT
ARQUITETÔNICO

MATADOURO PÚBLICO
escala 1/125

LEGENDA DE PONTOS ELÉTRICOS	
Símbolo	Descrição
	Tomada monofásica simples
	Tomada dupla
	Tomada de telefone
	Tomada para interfone
	Tomada para chuveiro elétrico e máquina lavar
	Tomada para tv a cabo
	Antena de TV
	Tomada conjugada a interruptor
	Tomada conjugada a interruptor 2 seções
	Interruptor simples
	Interruptor 3 seções
	Interruptor para chuveiro elétrico
	Ponto de luz para fita de Led
	Caixa de luz triflex 4"x4", na parede
	Quadro de distribuição com barramento, na parede, a 1,30m do piso.
Exemplo	
	Ponto proposto de tomada universal a 0,40m do piso (medidas tomadas pelo eixo)

LEGENDA DE PONTOS DE LUZ	
Símbolo	Descrição
	Ponto de luz na parede, h=indicada (deixar apenas o conduto saindo da parede)
	Luminária pendente simples REF: 1110/1, Bianca ou similar.
	Plafon a ser escolhido com cliente em loja especializada
	Plafon a ser escolhido com cliente em loja especializada
	Mini foco de LED
	Fita LED
	Interruptor simples de "n" seções, h=1,20m

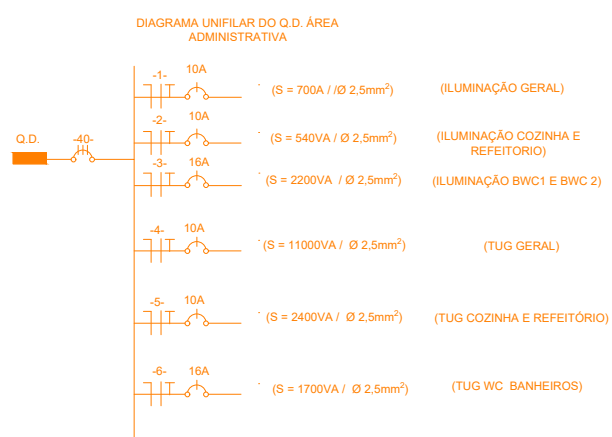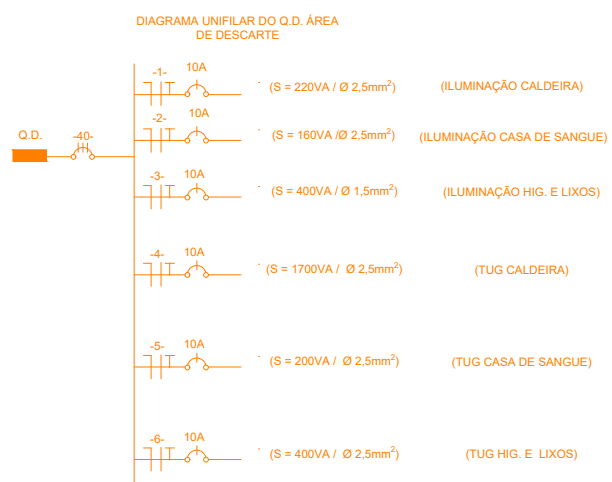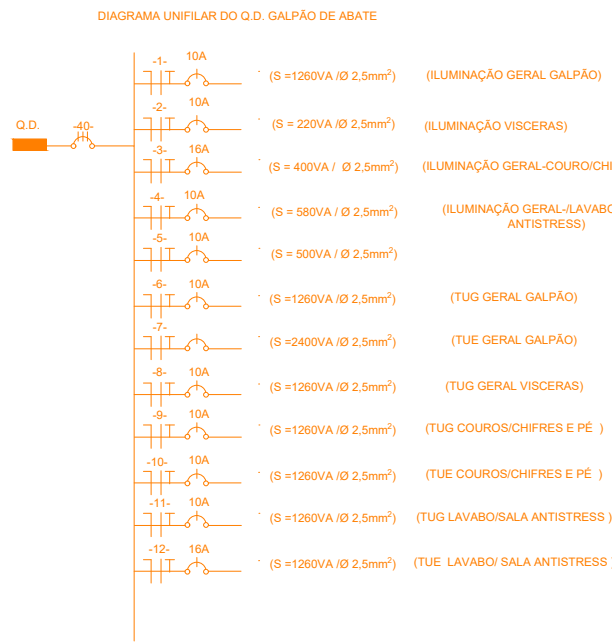

LEGENDA	
	CONDUTOR NEUTRO
	CONDUTOR FASE
	CONDUTOR TERRA
	CONDUTOR RETORNO
	Interruptor simples (1 módulo) 10A/20V
	Tomada simples de embutir (2 módulos) 2P+1 10A
	Tomada dupla de embutir (2 módulos) 2P+1 10A
	Tomada dupla de embutir (2 módulos) 2P+1 10A
	Tomada dupla de embutir (2 módulos) 2P+1 10A

DETALHE ILUMINAÇÃO

Tomadas não cotadas serão consideradas 100W

DETALHE ILUMINAÇÃO

Tomadas não cotadas serão consideradas 100W

PROJETO: ARQUITETO E URBANISTA: SÉRGIO MURILO ALBUQUERQUE DE MORAIS FILHO


PROPRIETÁRIO: PREFEITURA DE JURUPIRANGA PREFEITO ANTÔNIO MAROJA GUEDES FILHO

RESPONSÁVEL TÉCNICO	CAU
SÉRGIO MURILO ALBUQUERQUE DE MORAIS FILHO	A172752-4

TIPO: MATADOURO PÚBLICO	ENDEREÇO: JURUPIRANGA - PB PB 066- JURUPIRANGA
ESCALA: 1/100	DESENHO: Proj. elétrico
ÁREA: 419,76m²	

FOLHA: 07/11	DATA DO PROJETO: NOVEMBRO/2024
--------------	--------------------------------

REVISÃO: NOVEMBRO/2024

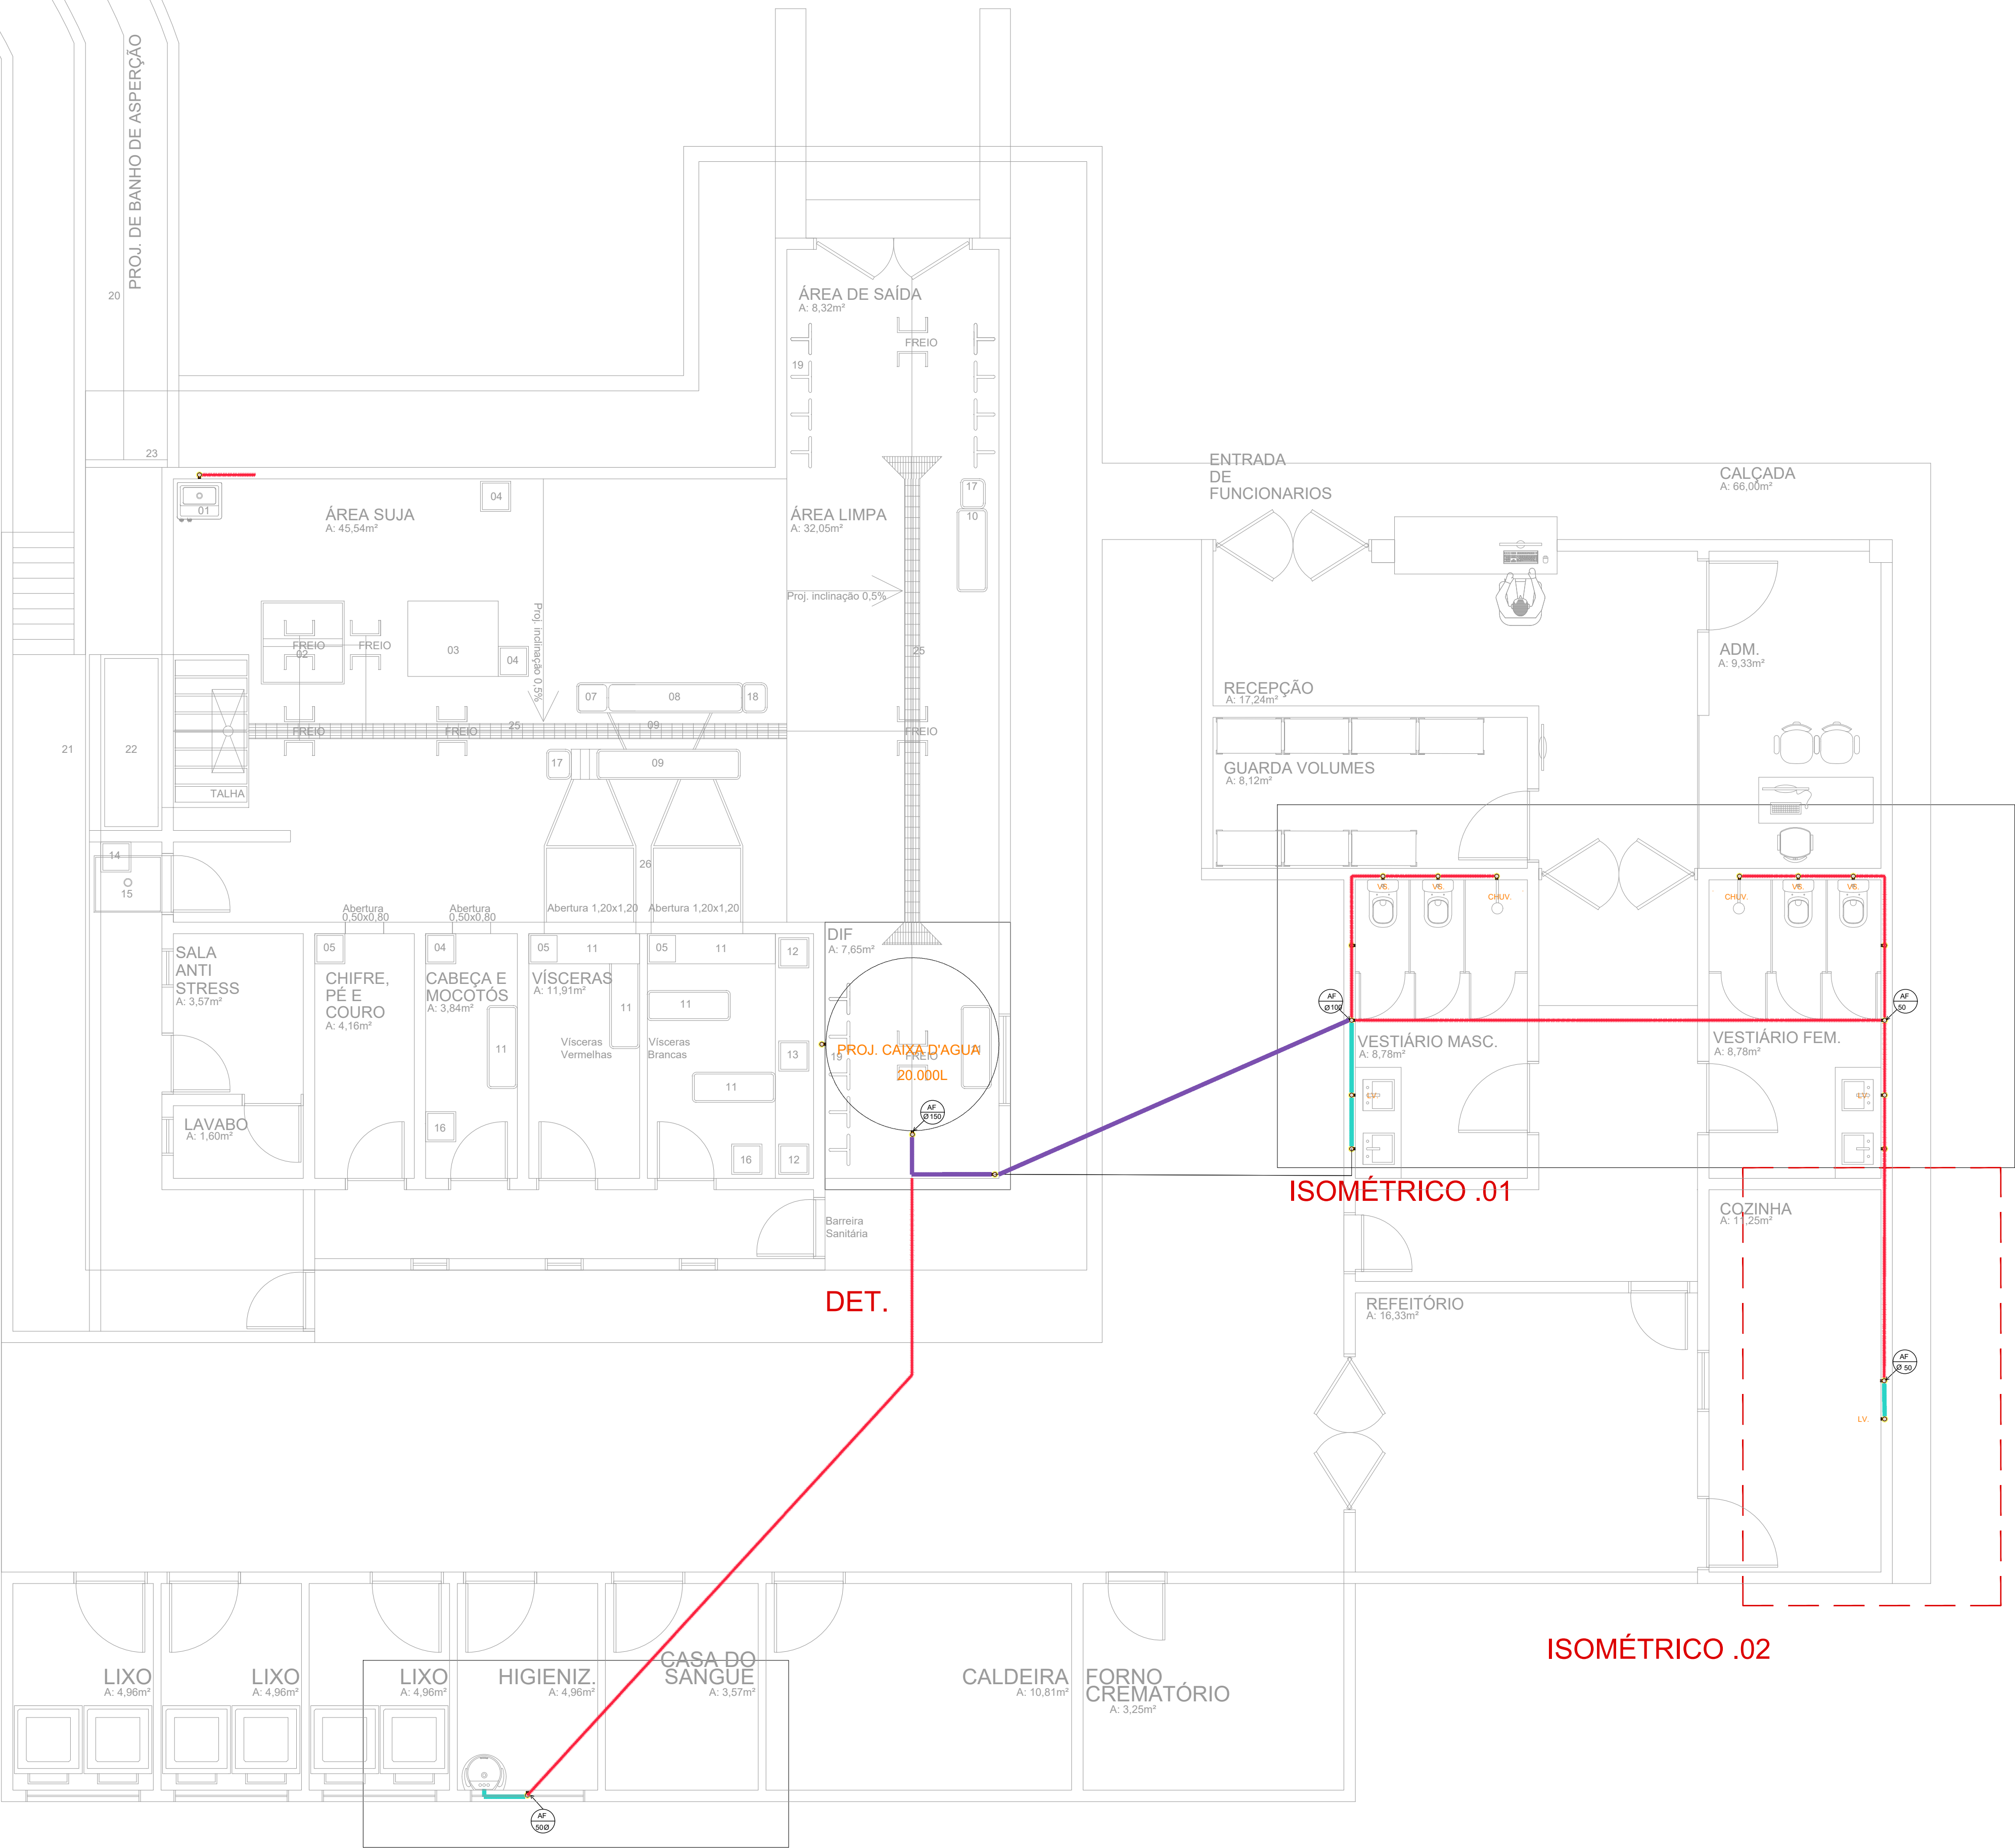


PLANTA BAIXA

INSTALAÇÕES HIDRÁULICAS

MATADOURO PÚBLICO
escala 1/125

ISOMÉTRICO .03

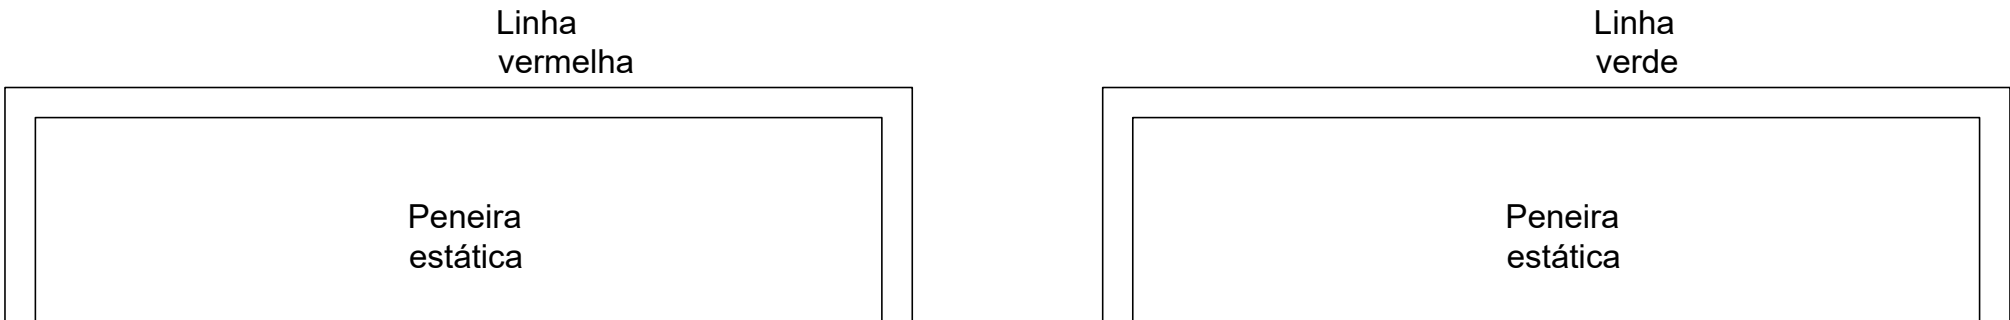

LEGENDA INSTALAÇÕES HIDROSSANITÁRIAS	
Símbolo	Descrição
	TUBO PVC MARROM 200 MM
	TUBO PVC MARROM 150 MM
	TUBO PVC MARROM 100 MM
	TUBO PVC MARROM 50 MM
	TUBO PVC PARA AF 200 MM
	TUBO PVC PARA AF 150 MM
	TUBO PVC PARA AF 100 MM
	TUBO PVC PARA AF 50 MM
	COLUNA DE ESGOTO SANITÁRIO DIÂMETRO INDICADO
	COLUNA DE VENTILAÇÃO DIÂMETRO INDICADO
	COLUNA DE ÁGUA PLUVIAL DIÂMETRO INDICADO
	CAIXA DIÂMETRO 30 CM
	CAIXA 0,40 x 1,20 CM
	LAVATÓRIO - LV
	VASO SANITÁRIO - VS
	RALO SIFONADO REDONDO 100 mm - RS
	RALO SIFONADO REDONDO 50 mm - RS
	TUBO QUE SOBE
	TUBO QUE DESCE
	CAIXA SIFONADA SIMPLES- CS
	JOELHO 90° - J
	TÊ 90° - T
	JUNÇÃO 45° - Y
	JUNÇÃO PARA BAIXO
	SIFÃO - S
	DECLIVIDADE INDICADA

CONVENÇÕES - PONTO HIDRÁULICA		
COD.	Descrição	ALTURA
RG	ponto de água	1.80m
RP	registro de pressão	1.20m
PIA	pia	1.10m
TS	torneira de serviço	0.60m
LAV	lavatório	0.65m
VS	vaso sanitário	0.15m

ALTURA PONTOS DE ESGOTO		DECLIVIDADE	
Altura	Descrição	Ø= 50mm	2%
H:0.50 m	pia	Ø= 100mm	1%
H:0.40 m	Tanque	Ø= 150mm	1%
H:0.50 m	lavatório	Ø= 200mm	1%

Documento assinado digitalmente:
SÉRGIO MURILO ALBUQUERQUE DE MORAIS FIL
Data: 11/11/2024 08:50:33 -0300
Verifique em <https://validar.it.gov.br>

PROJETO: ARQUITETO E ORÇAMENTISTA: SÉRGIO MURILO ALBUQUERQUE DE MORAIS FILHO

PROPRIETÁRIO: PREFEITURA DE JURIPIRANGA PREFEITO ANTÔNIO MAROJA GUEDES FILHO

RESPONSÁVEL TÉCNICO	CAU
SÉRGIO MURILO ALBUQUERQUE DE MORAIS FILHO	A172752-4

TIPO: MATADOURO PÚBLICO		
CIDADE: JURIPIRANGA - PB PB 066- JURIPIRANGA		
ESCALA: 1/50	DESENHO: Proj. hidráulico	ÁREA: 419,67m²

FOLHA: 08/11	DATA DO PROJETO: NOVEMBRO/2024
--------------	--------------------------------

REVISÃO: NOVEMBRO/2024

DETALHE CAIXA DE PASSAGEM

A

0.10 0.70 0.10

ENTRADA -->

SAIDA -->

0.10 0.05 0.70 0.10

TAMPA DE FERRO

ALVENARIA OU CONCRETO

FUNDO EM CONCRETO

aprox. 1.00m

ENTRADA P.V.C.

SAIDA P.V.C.

0.15 0.15 0.12

CORTE AA'

DETALHE INSTALAÇÕES HIDROSSANITÁRIAS VS

Technical drawing showing the detail of sanitary installations for two toilets (VS) connected to a common water supply line. The drawing includes dimensions for pipe diameters (Ø50, Ø40, Ø100) and flow directions.

DETALHE 01
CAIXA D'ÁGUA 20.000 L

The drawing consists of two parts: a top detail view and a bottom section view labeled 'CORTE AA'.

Top View (Detail): Shows the top of the tank with a 'NIVEL DA ÁGUA' (water level) line. A 'LIMPEZA' (cleaning) port is located on the left side. An 'EXTRAVASOR' (overflow) is on the right side. A 'VENTILAÇÃO' (ventilation) pipe with a diameter of $\varnothing 50\text{mm}$ is connected to the overflow. Two 'ABASTECE' (supply) ports with a diameter of $\varnothing 50\text{mm}$ are also shown. The 'ALIMENTAÇÃO' (supply) pipe with a diameter of $\varnothing 50\text{mm}$ enters from the left. A section line 'A-A' is indicated at the top right.

Bottom View (CORTE AA): Shows a cross-section of the tank. The 'NIVEL DA ÁGUA' (water level) is indicated. The 'EXTRAVASOR' (overflow) is on the right side. The 'LIMPEZA' (cleaning) port is on the left side. The 'ALIMENTAÇÃO' (supply) pipe with a diameter of $\varnothing 50\text{mm}$ enters from the left. The 'EXTRAVASOR' (overflow) pipe with a diameter of $\varnothing 50\text{mm}$ exits from the right. A section line 'A-A' is indicated at the bottom right.

CONVENÇÕES - PONTO HIDRÁULICA		
COD.	Descrição	ALTURA
RG	ponto de água	1.80m
RP	registro de pressão	1.20m
PIA	pia	1.10m
TS	torneira de serviço	0.60m
LAV	lavatório	0.65m
VS	vaso sanitário	0.15m


PROJETO:	H:0.50 m	laboratório	2	2	17%
ARQUITETO E URBANISTA: SÉRGIO MURILO ALBUQUERQUE DE MORAIS FILHO					
PROPRIETÁRIO: PREFEITURA DE JURIPIRANGA			 Documento assinado digitalmente SÉRGIO MURILO ALBUQUERQUE DE MORAIS FILHO Data: 11/11/2024 08:51:06 Verifique em https://validar.sig.br.gov.br		
EDES FILHO					

TIPO: MATADOURO PÚBLICO		
CIDADE: JURUPIRANGA - PB	ENDEREÇO: PB 066- JURUPIRANGA	
ESCALA: 1/50	DESENHO: Proj. hidráulico	ÁREA: 419,76m²

REVISÃO:

NOVEMBRO/2024

[illegible]

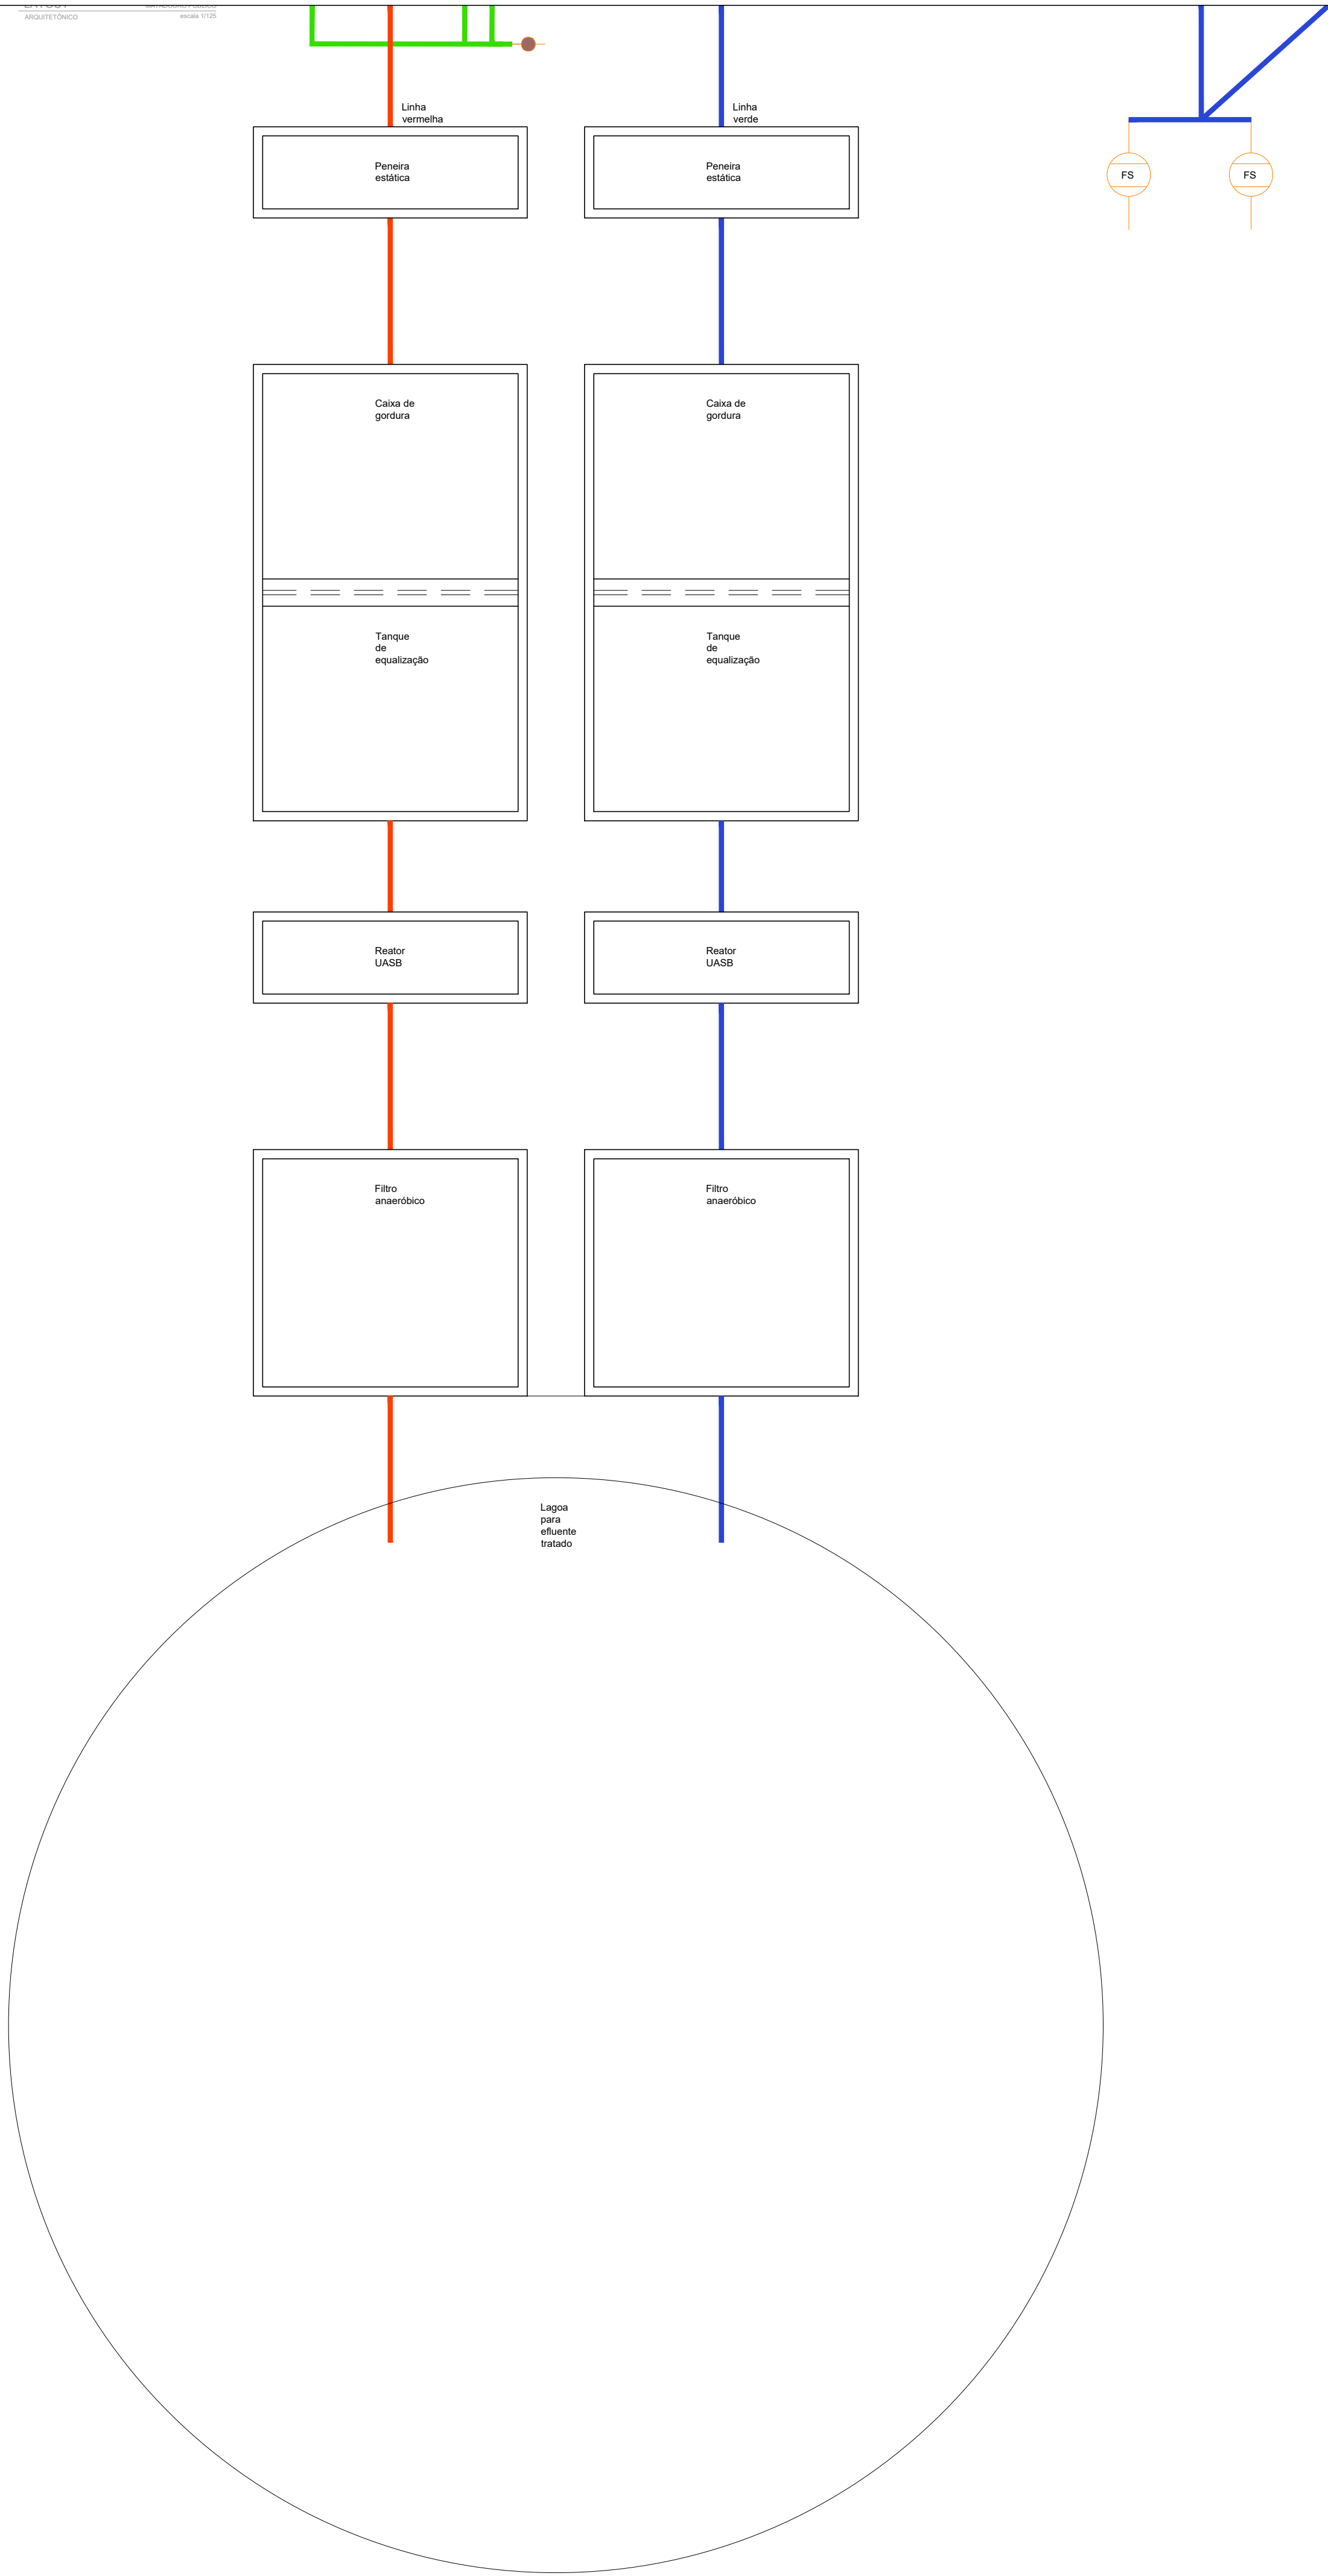

PROJETO: ARQUITETO E URBANISTA: SÉRGIO MURILO ALBUQUERQUE DE MORAIS FILHO


PROPRIETÁRIO: PREFEITURA DE JURUPIRANGA PREFEITO ANTÔNIO MAROJA GUEDES FILHO

RESPONSÁVEL TÉCNICO	CAU
SÉRGIO MURILO ALBUQUERQUE DE MORAIS FILHO	A172752-4

TIPO: MATADOURO PÚBLICO		
CIDADE: JURUPIRANGA - PB ENDEREÇO: PB 066- JURUPIRANGA		
ESCALA: 1/100	DESENHO: Tratamento de esgoto	ÁREA: 419,76m²

FOLHA: 10/10	DATA DO PROJETO: ABRIL/2023
--------------	-----------------------------

REVISÃO: ABRIL/2023



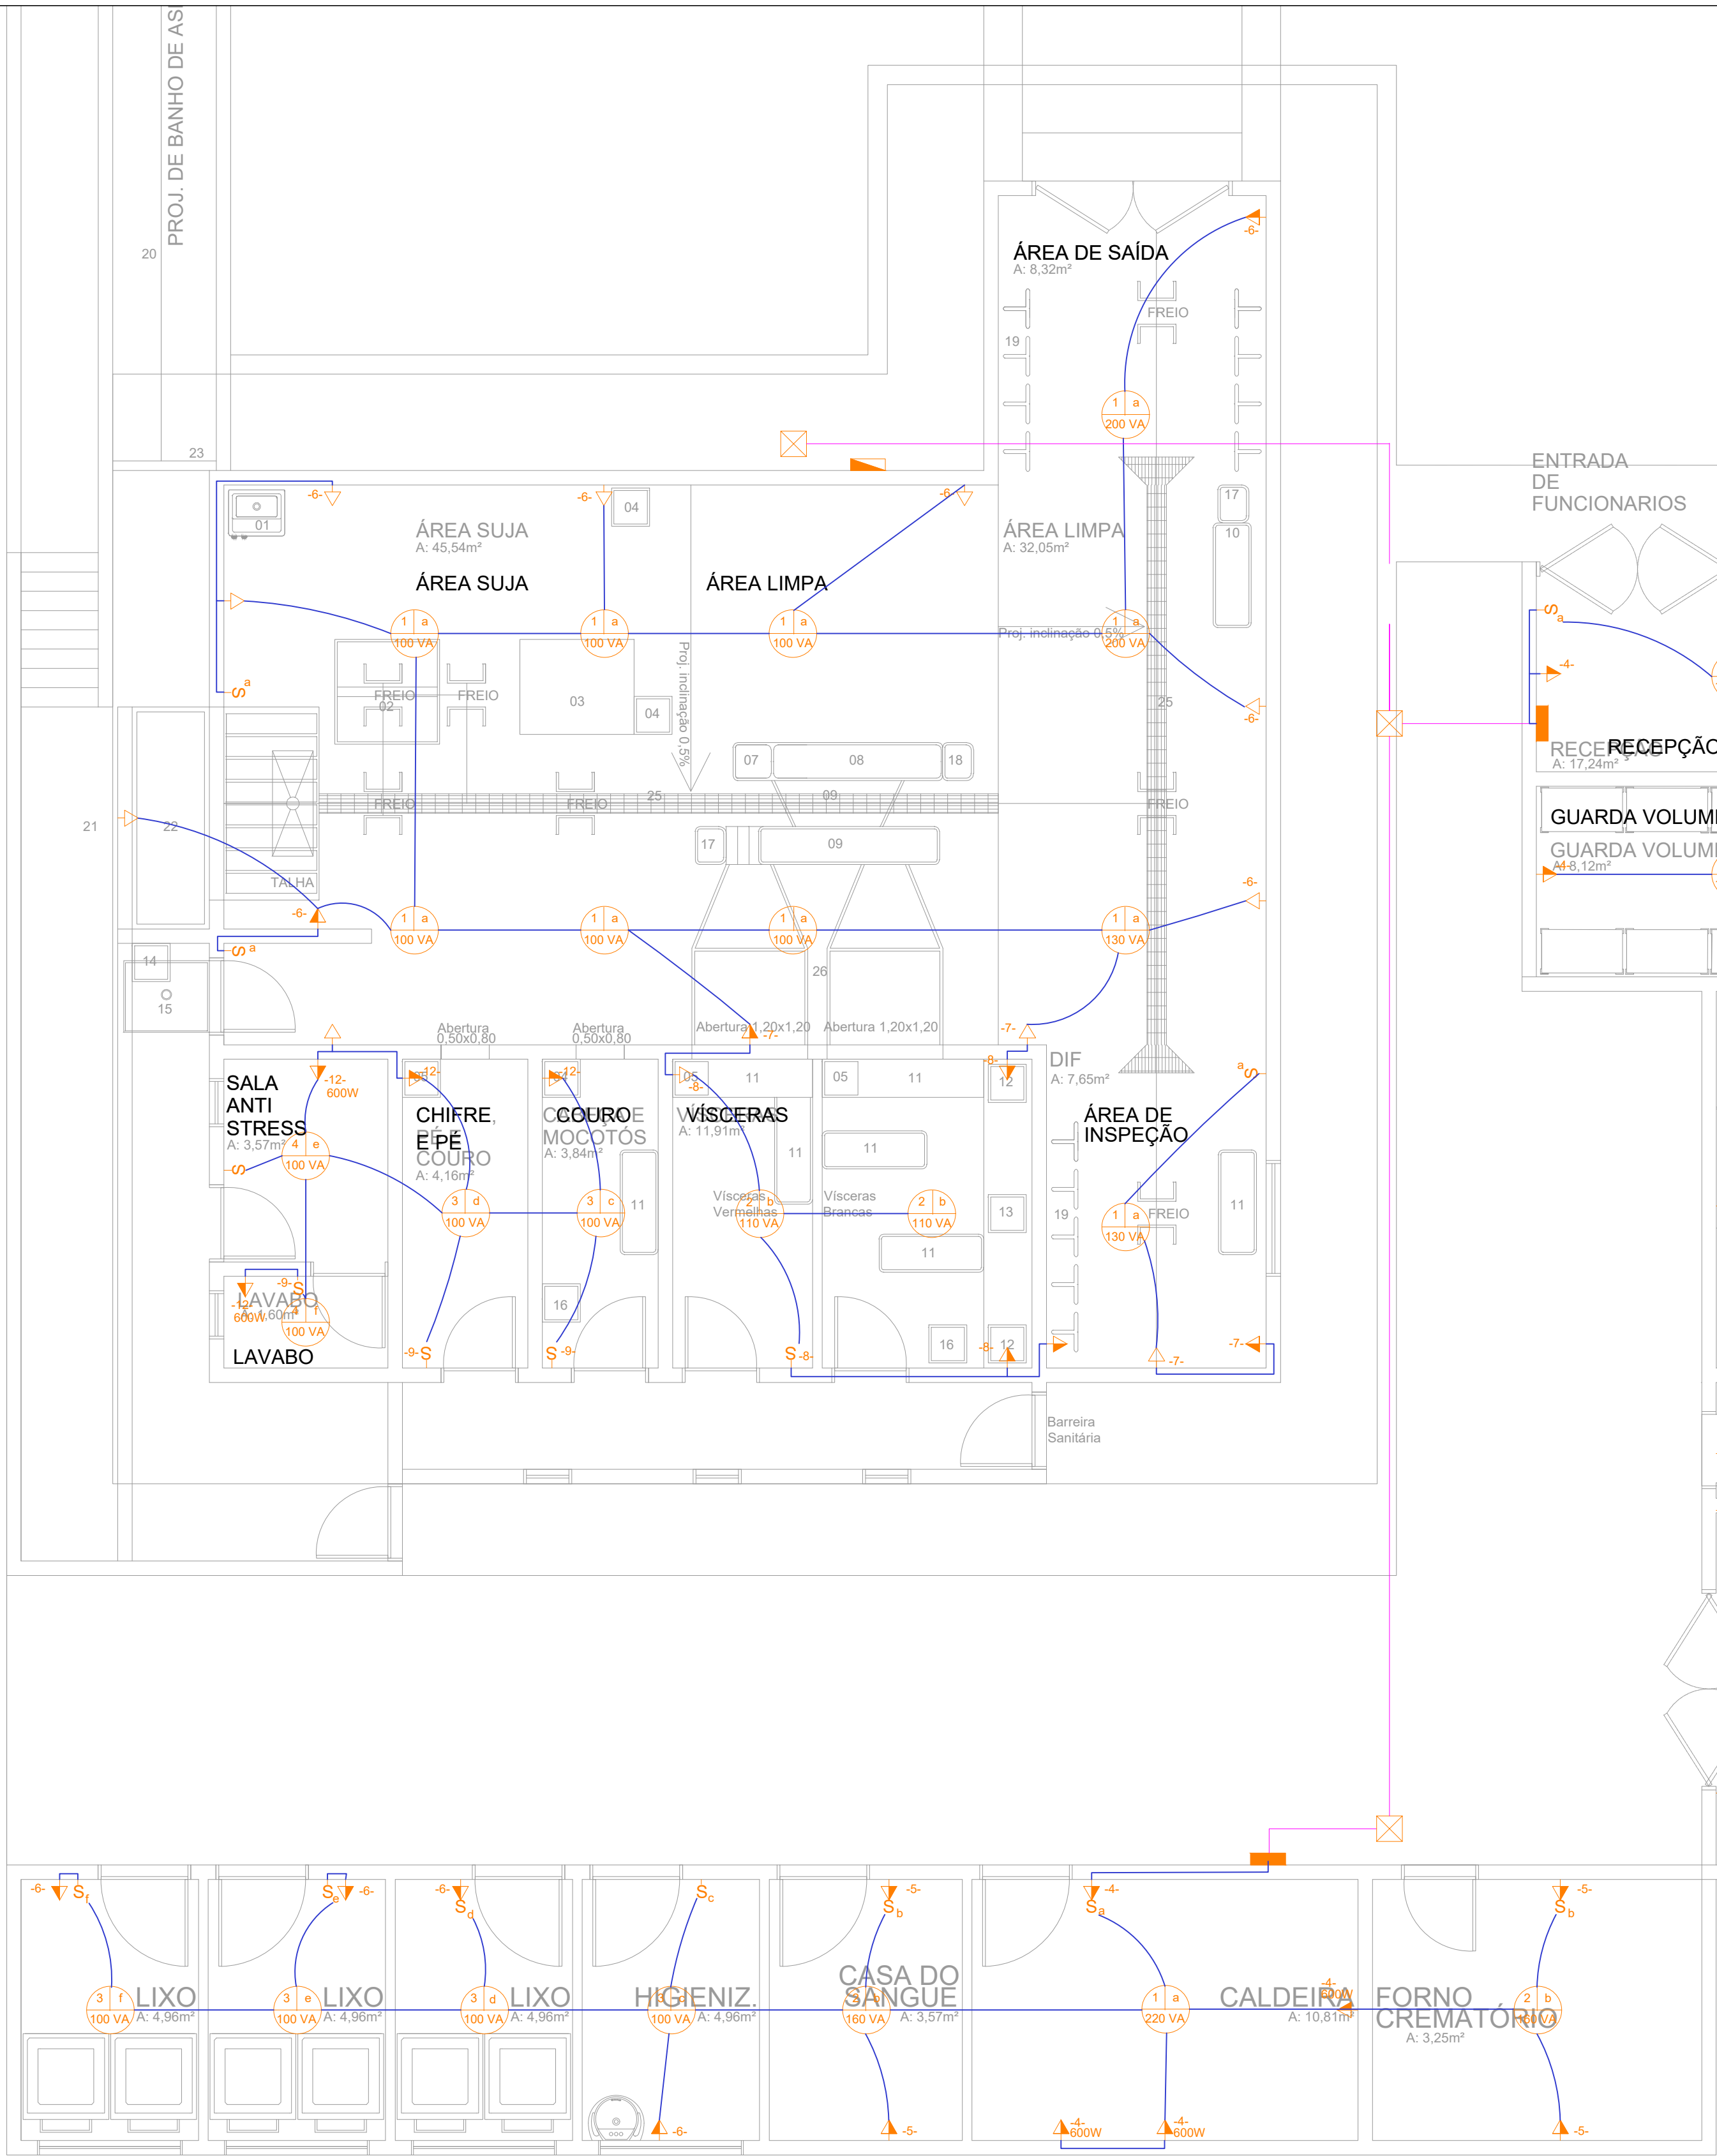


LAYOUT
ARQUITETÔNICO

MATADOURO PÚBLICO
escala 1/125

LEGENDA DE PONTOS ELÉTRICOS	
Símbolo	Descrição
	Tomada monofase simples
	Tomada dupla
	Tomada de telefone
	Tomada para interfone
	Tomada para chuveiro elétrico e máquina lavar
	Tomada para tv a cabo
	Antena de TV
	Tomada conjugada a interruptor
	Tomada conjugada a interruptor 2 seções
	Interruptor simples
	Interruptor 3 seções
	Interruptor para chuveiro elétrico
	Ponto de luz para fita de Led
	Caixa de luz triflex 4"x4", na parede
	Quadro de distribuição com barramento, na parede, a 1,30m do piso.
Exemplo	
	Ponto proposto de tomada universal a 0,40m do piso (medidas tomadas pelo eixo)

LEGENDA DE PONTOS DE LUZ	
Símbolo	Descrição
	Ponto de luz na parede, h=indicada (deixar apenas o conduto saindo da parede)
	Luminária pendente simples REF: 1110/1, Bianca ou similar.
	Plafon a ser escolhido com cliente em loja especializada
	Plafon a ser escolhido com cliente em loja especializada
	Plafon a ser escolhido com cliente em loja especializada
	Mini foco de LED
	Fita LED
	Interruptor simples de "n" seções, h=1,20m

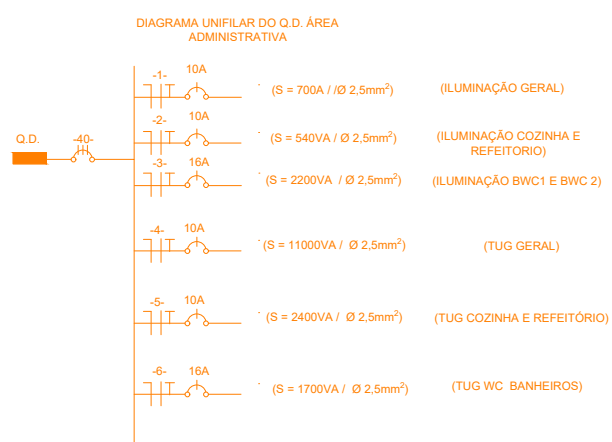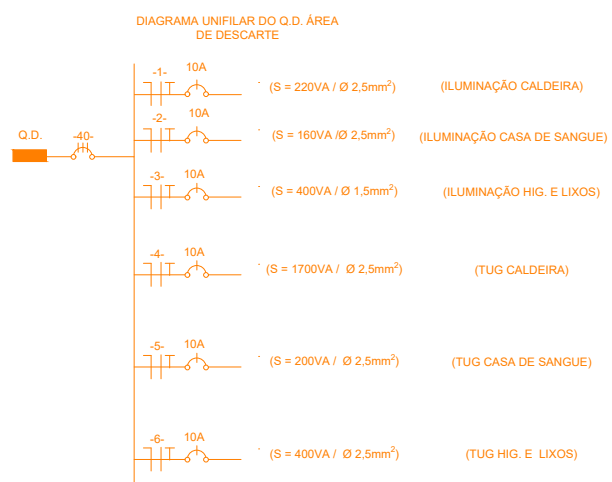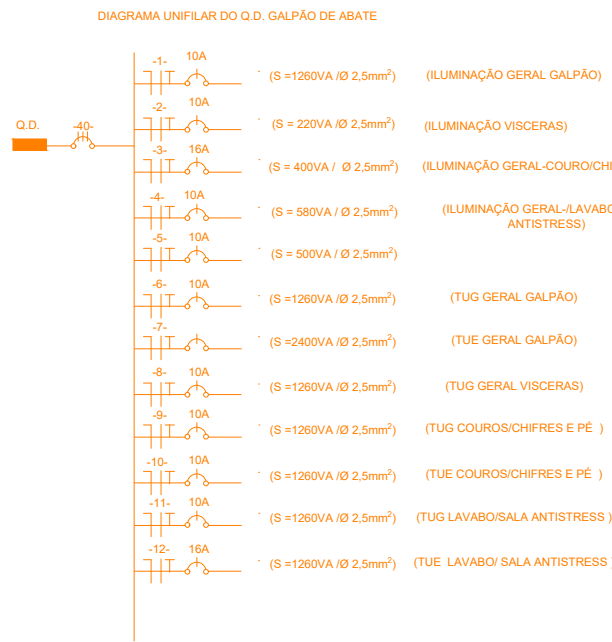

LEGENDA	
	CONDUTOR NEUTRO
	CONDUTOR FASE
	CONDUTOR TERRA
	CONDUTOR RETORNO
	Interruptor simples (1 fio) 100V
	Tomada 1 fio de 20A (2 fios) 20A
	Tomada 1 fio de 10A (2 fios) 10A
	Tomada 1 fio de 10A (2 fios) 10A
	Tomada 1 fio de 10A (2 fios) 10A

DETALHE ILUMINAÇÃO

Tomadas não isoladas sendo consideradas 100W

DETALHE ILUMINAÇÃO

circuito de comando

potência

ELETRORRÓTICOS

ELETRORRÓTICOS NÃO COTADOS CONSIDERAR 20W

(0)

PROJETO: ARQUITETO E URBANISTA: SÉRGIO MURILO ALBUQUERQUE DE MORAIS FILHO


PROPRIETÁRIO: PREFEITURA DE JURUPIRANGA PREFEITO ANTÔNIO MAROJA GUEDES FILHO

RESPONSÁVEL TÉCNICO	CAU
SÉRGIO MURILO ALBUQUERQUE DE MORAIS FILHO	A172752-4

TIPO: MATADOURO PÚBLICO		
CÓDIGO: JURUPIRANGA - PB PB 066- JURUPIRANGA		
ESCALA: 1/100	DESENHO: Proj. elétrico	ÁREA: 419,76m²

FOLHA: 09/10	DATA DO PROJETO: ABRIL/2023
--------------	-----------------------------


REVISÃO: ABRIL/2023

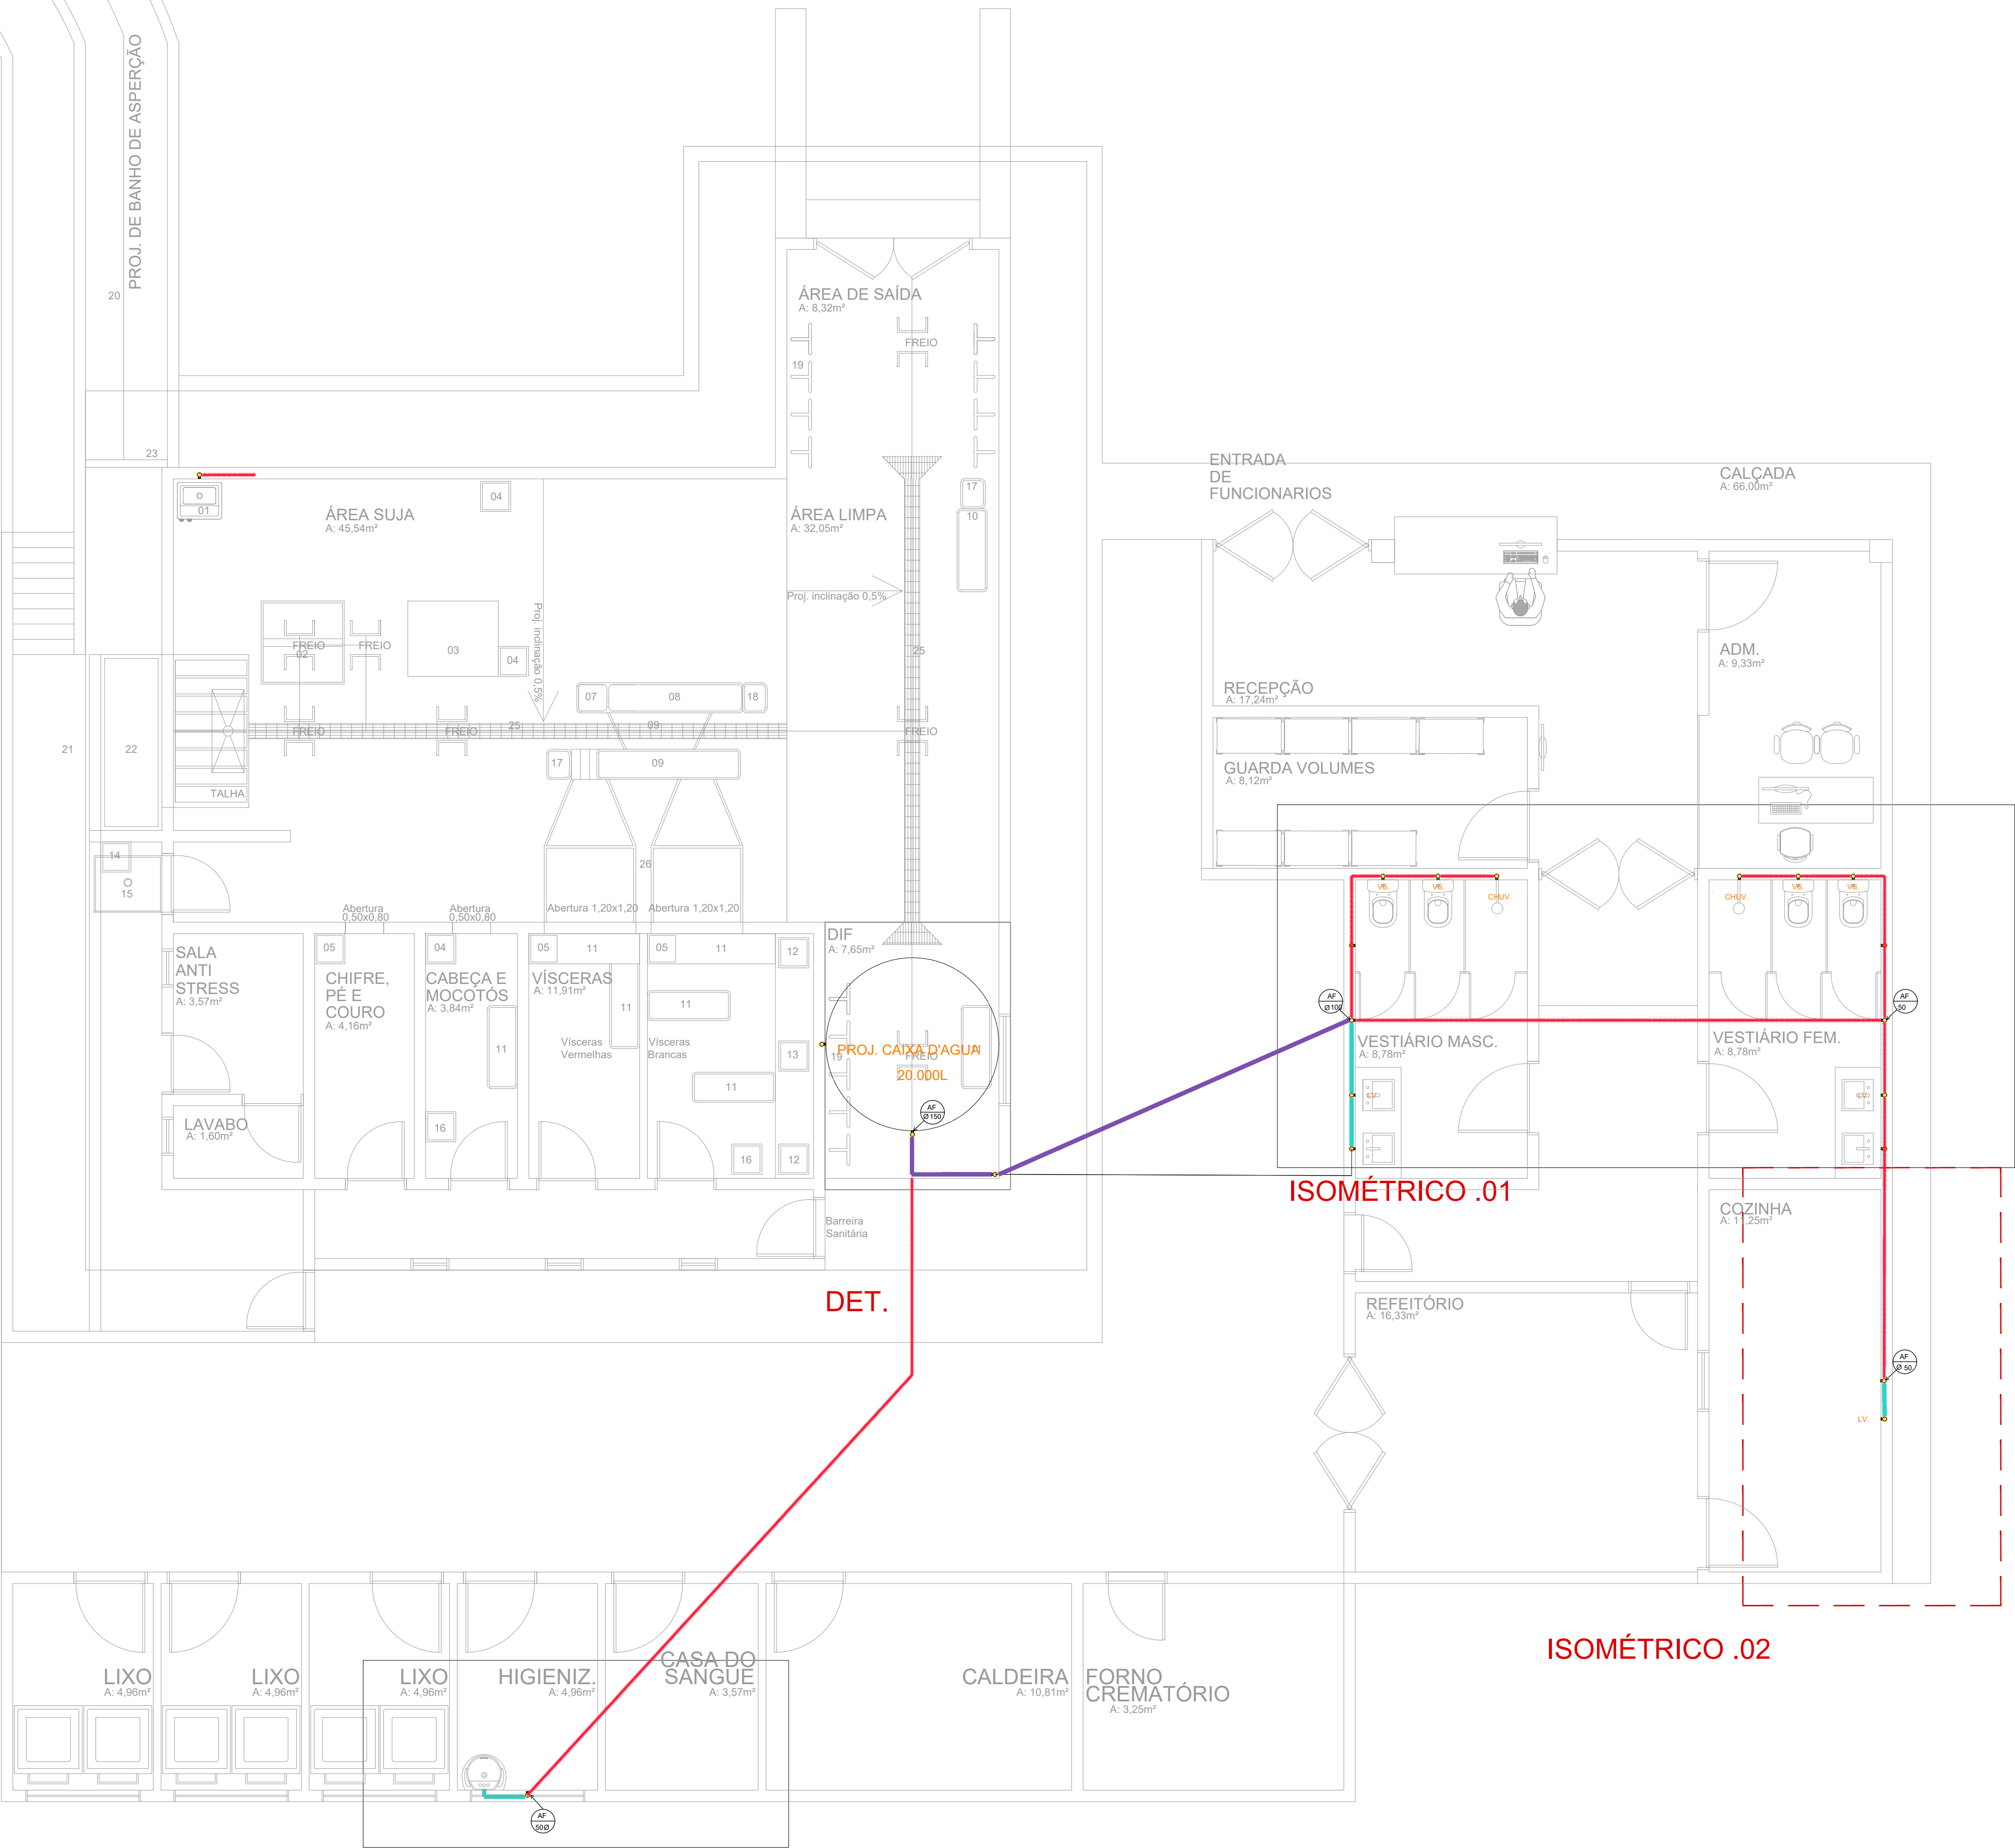

PLANTA BAIXA
INSTALAÇÕES HIDRÁULICAS

MATADOURO PÚBLICO
escala 1/125

ISOMÉTRICO .03

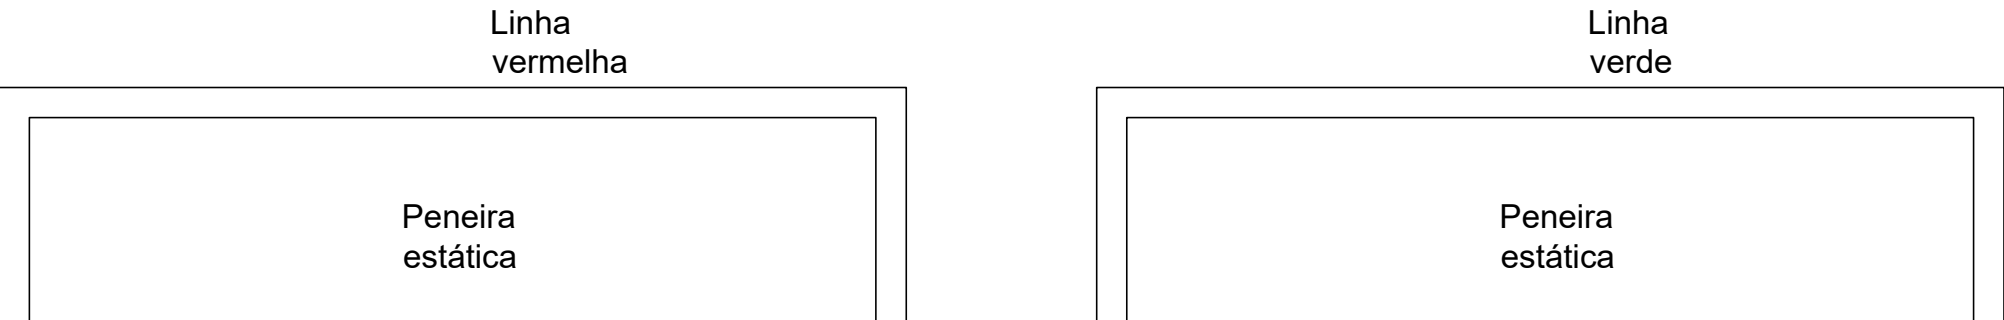

LEGENDA INSTALAÇÕES HIDROSSANITÁRIAS	
Símbolo	Descrição
	TUBO PVC MARROM 200 MM
	TUBO PVC MARROM 150 MM
	TUBO PVC MARROM 100 MM
	TUBO PVC MARROM 50 MM
	TUBO PVC PARA AF 200 MM
	TUBO PVC PARA AF 150 MM
	TUBO PVC PARA AF 100 MM
	TUBO PVC PARA AF 50 MM
	COLUNA DE ESGOTO SANITÁRIO DIÂMETRO INDICADO
	COLUNA DE VENTILAÇÃO DIÂMETRO INDICADO
	COLUNA DE ÁGUA PLUVIAL DIÂMETRO INDICADO
	CAIXA DIÂMETRO 30 CM
	CAIXA 0,40 x 1,20 CM
	LAVATÓRIO - LV
	VASO SANITÁRIO - VS
	RALO SIFONADO REDONDO 100 mm - RS
	RALO SIFONADO REDONDO 50 mm - RS
	TUBO QUE SOBE
	TUBO QUE DESCE
	CAIXA SIFONADA SIMPLES- CS
	JOELHO 90° - J
	TÊ 90° - T
	JUNÇÃO 45° - Y
	JUNÇÃO PARA BAIXO
	SIFÃO - S
	DECLIVIDADE INDICADA

CONVENÇÕES - PONTO HIDRÁULICA		
COD.	Descrição	ALTURA
RG	ponto de água	1.80m
RP	registro de pressão	1.20m
PIA	pia	1.10m
TS	torneira de serviço	0.60m
LAV	lavatório	0.65m
VS	vaso sanitário	0.15m

ALTURA PONTOS DE ESGOTO		DECLIVIDADE	
Altura	Descrição	Ø= 50mm	2%
H:0.50 m	pia	Ø= 100mm	1%
H:0.40 m	Tanque	Ø= 150mm	1%
H:0.50 m	lavatório	Ø= 200mm	1%

PROJETO: ARQUITETO E URBANISTA: SÉRGIO MURILO ALBUQUERQUE DE MORAIS FILHO




PROPRIETÁRIO: PREFEITURA DE JURIPIRANGA PREFEITO ANTÔNIO MAROJA GUEDES FILHO



RESPONSÁVEL TÉCNICO	CAU
SÉRGIO MURILO ALBUQUERQUE DE MORAIS FILHO	A172752-4

TIPO: MATADOURO PÚBLICO		
CIDADE: JURIPIRANGA - PB PB 066- JURIPIRANGA		
ESCALA: 1/50	DESENHO: Proj. hidráulico	ÁREA: 419,67m²

FOLHA:	DATA DO PROJETO:
07/10	ABRIL/2023

  REVISÃO:
ABRIL/2023

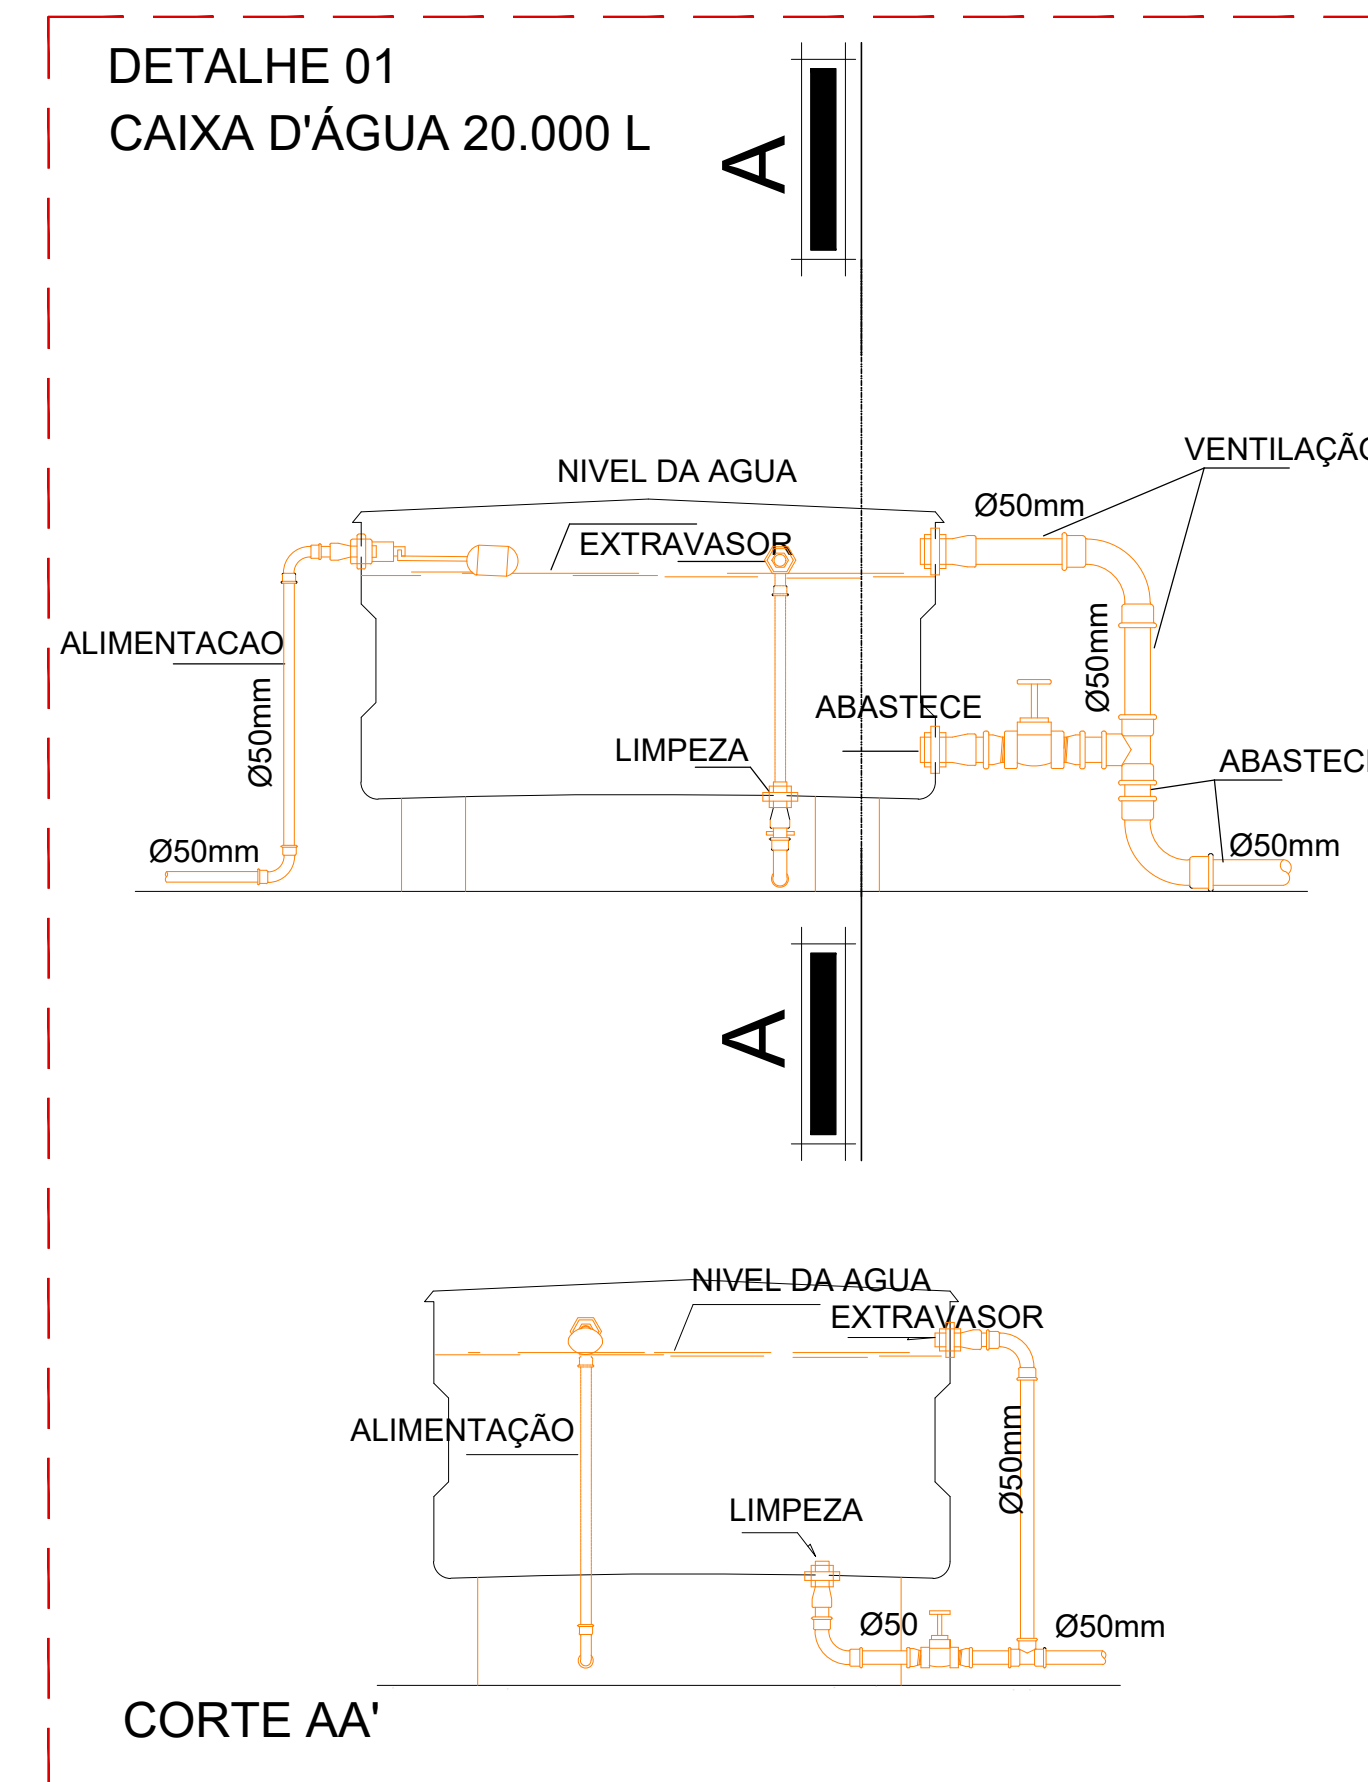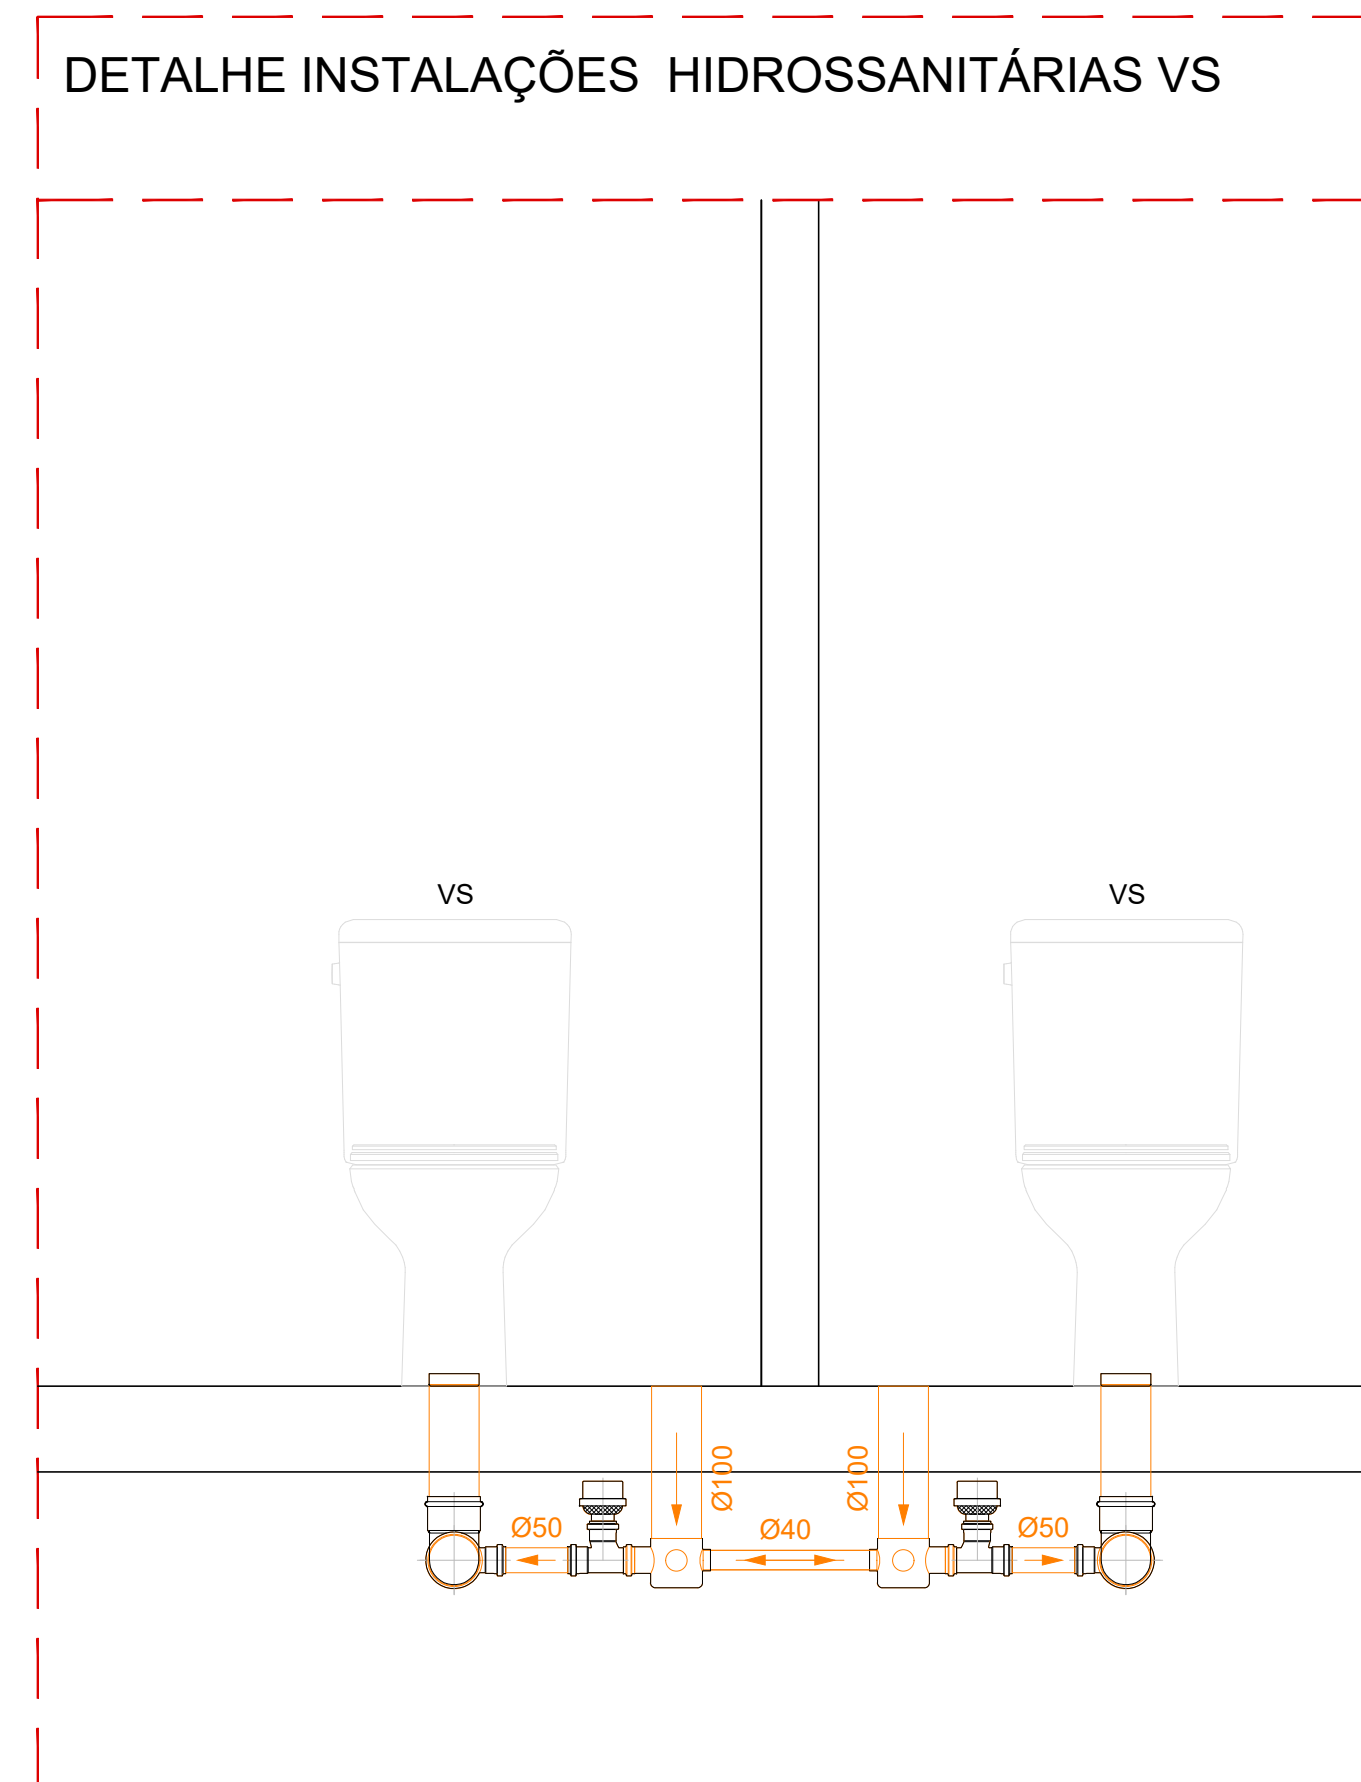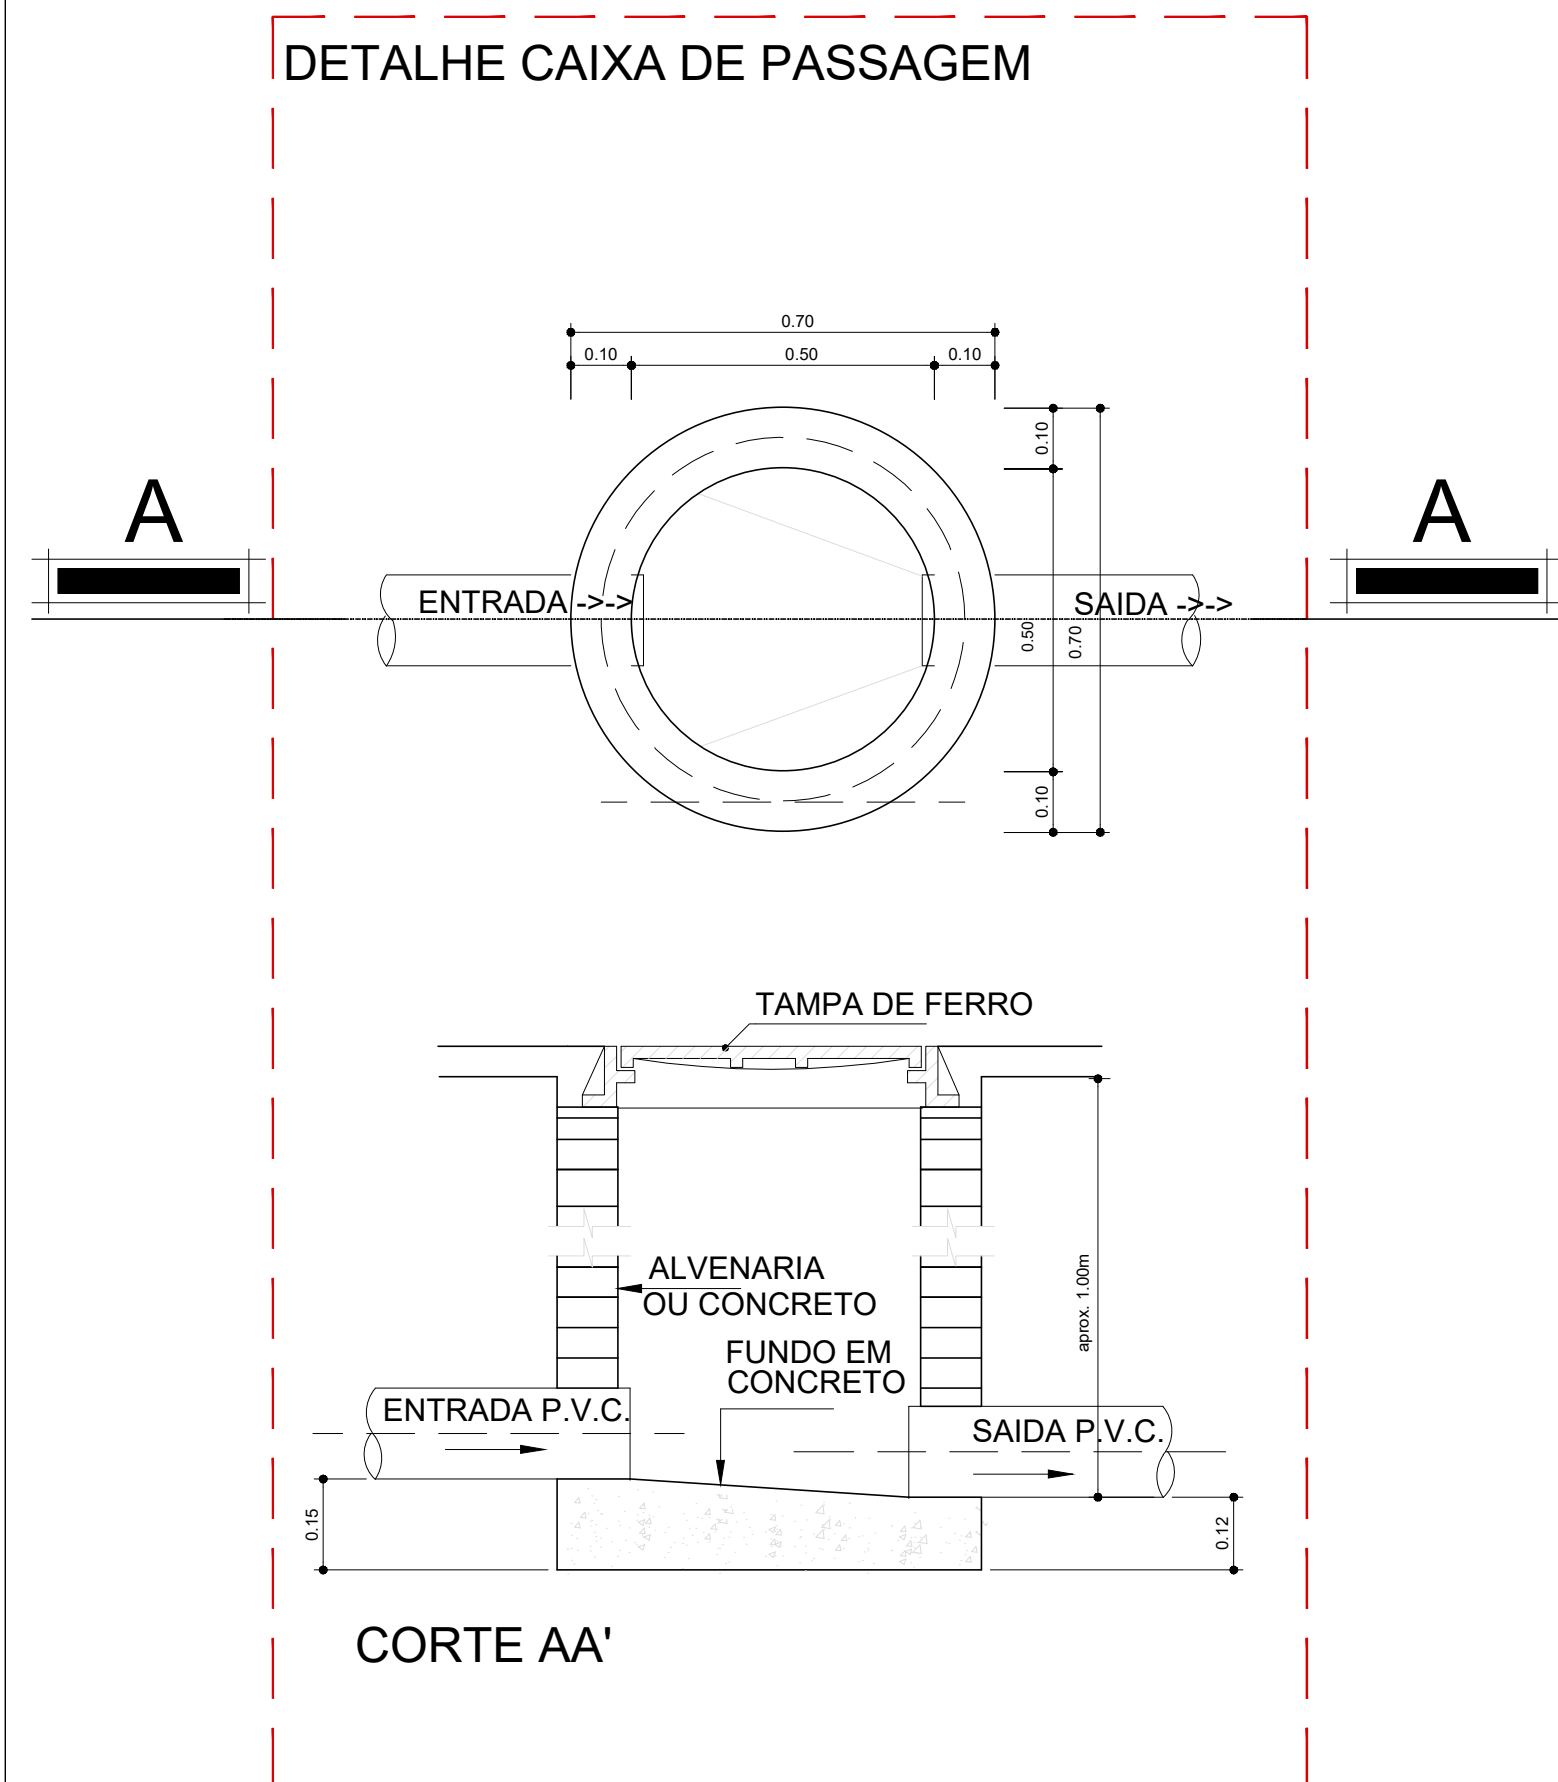

LEGENDA INSTALAÇÕES HIDROSSANITÁRIAS	
Símbolo	Descrição
	TUBO PVC MARROM 200 MM
	TUBO PVC MARROM 150 MM
	TUBO PVC MARROM 100 MM
	TUBO PVC MARROM 50 MM
	TUBO PVC PARA AF 200 MM
	TUBO PVC PARA AF 150 MM
	TUBO PVC PARA AF 100 MM
	TUBO PVC PARA AF 50 MM
	COLUNA DE ESGOTO SANITÁRIO DIÂMETRO INDICADO
	COLUNA DE VENTILAÇÃO DIÂMETRO INDICADO
	COLUNA DE ÁGUA PLUVIAL DIÂMETRO INDICADO
	CAIXA DIÂMETRO 30 CM
	CAIXA 0,40 x 1,20 CM
	LAVATÓRIO - LV
	VASO SANITÁRIO - VS
	RALO SIFONADO REDONDO 100 mm - RS
	RALO SIFONADO REDONDO 50 mm - RS
	TUBO QUE SOBE
	TUBO QUE DESCE
	CAIXA SIFONADA SIMPLES- CS
	JOELHO 90° - J
	TÊ 90° - T
	JUNÇÃO 45° - Y
	JUNÇÃO PARA BAIXO
	SIFÃO - S
	DECLIVIDADE INDICADA

CONVENÇÕES - PONTO HIDRÁULICA		
COD.	Descrição	ALTURA
RG	ponto de água	1.80m
RP	registro de pressão	1.20m
PIA	pia	1.10m
TS	torneira de serviço	0.60m
LAV	lavatório	0.65m
VS	vaso sanitário	0.15m

ALTURA PONTOS DE ESGOTO	
Altura	Descrição
H:0.50 m	pia
H:0.40 m	Tanque
H:0.50 m	lavatório

PROJETO:	H:0.50 m	lavatório	2.200mm	170
ARQUITETO E URBANISTA: SÉRGIO MURILO ALBUQUERQUE DE MORAIS FILHO				

PROPRIETÁRIO: PREFEITURA DE JURUPIRANGA	PREFEITO ANTÔNIO MAROJA GUEDES FILHO
---	--------------------------------------

ISOMÉTRICO .01

ISOMÉTRICO .02




ISOMÉTRICO .03

RESPONSÁVEL TÉCNICO	CAU
SÉRGIO MURILO ALBUQUERQUE DE MORAIS FILHO	A172752-4

TIPO: MATADOURO PÚBLICO		
CIDADE: JURUPIRANGA - PB	ENDEREÇO: PB 066- JURUPIRANGA	
ESCALA: 1/50	DESENHO: Proj. hidráulico	ÁREA: 419,76m²

FOLHA:	DATA DO PROJETO:
08/09	ABRIL/2023

ABRIL/2023

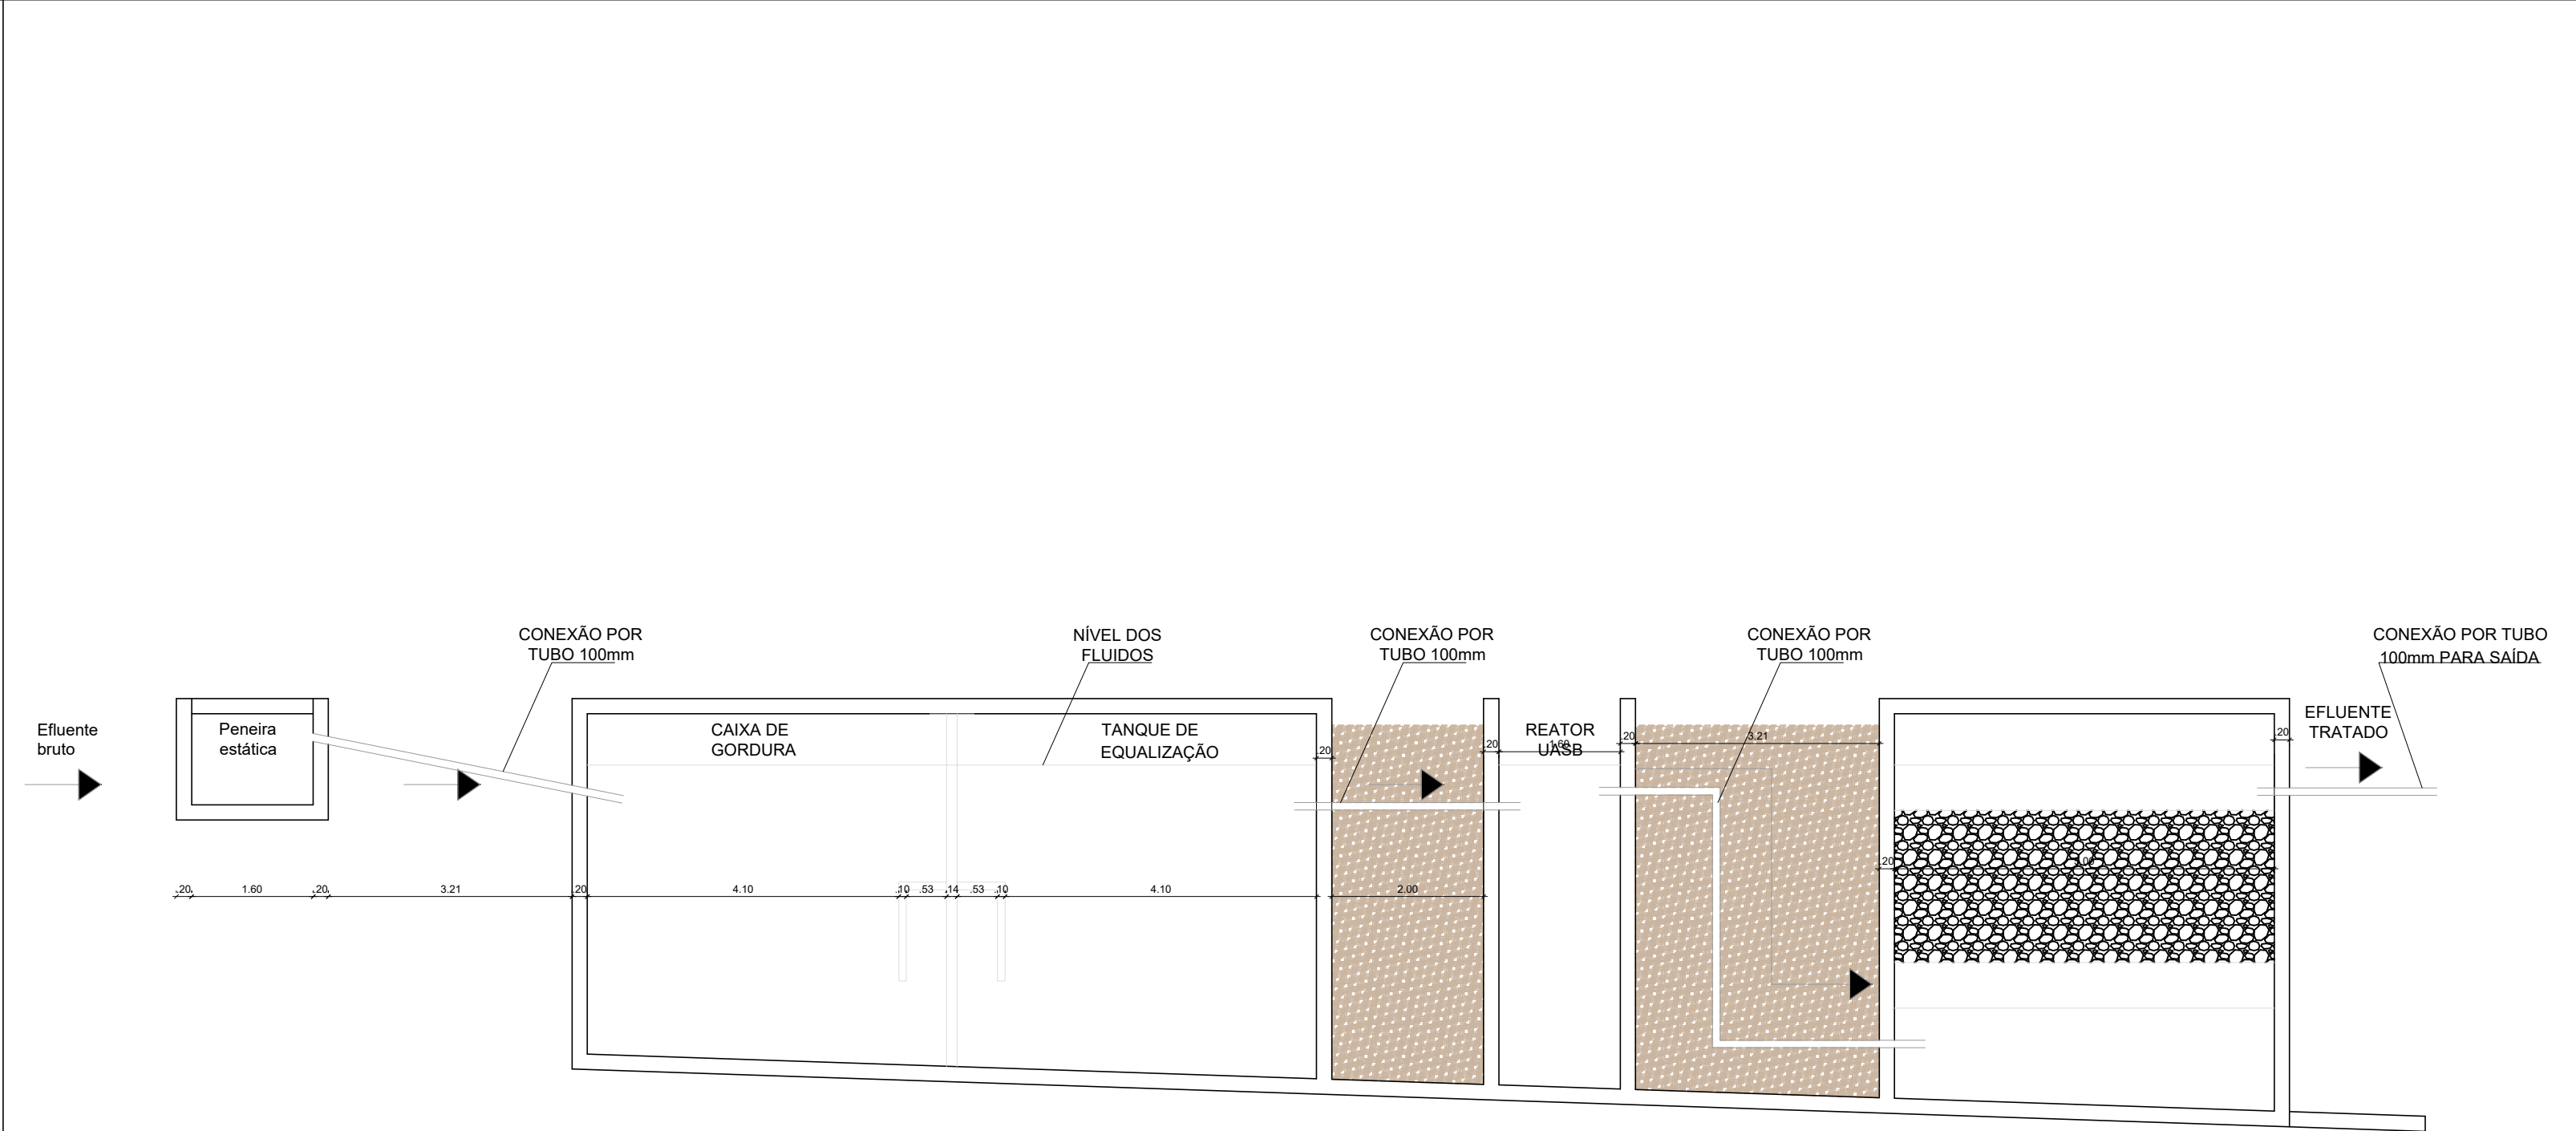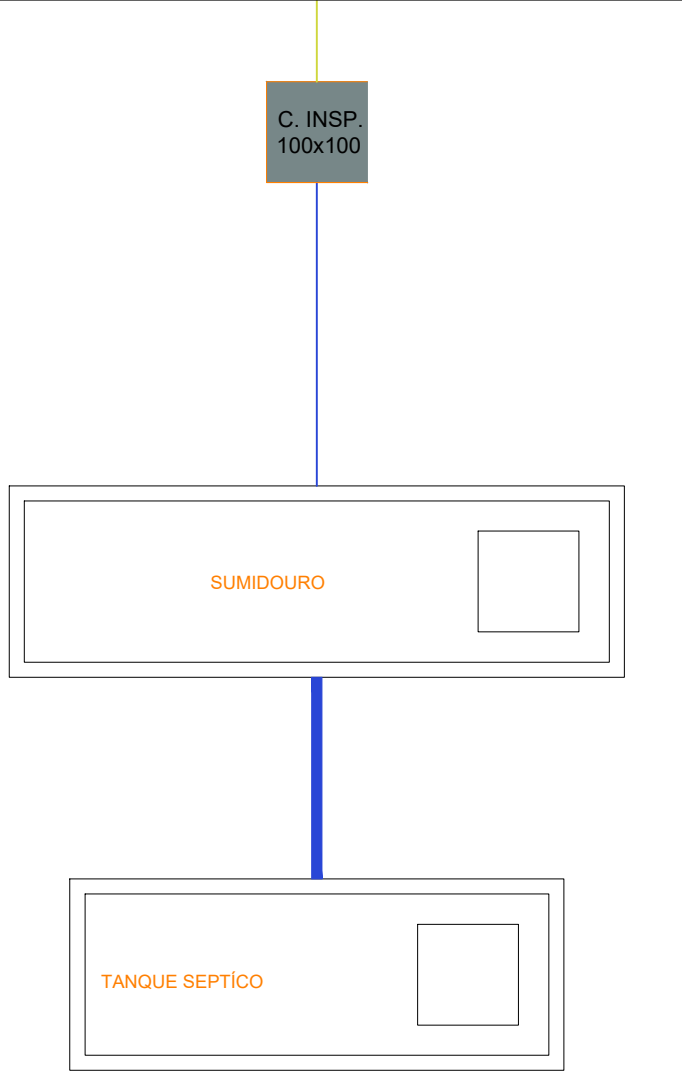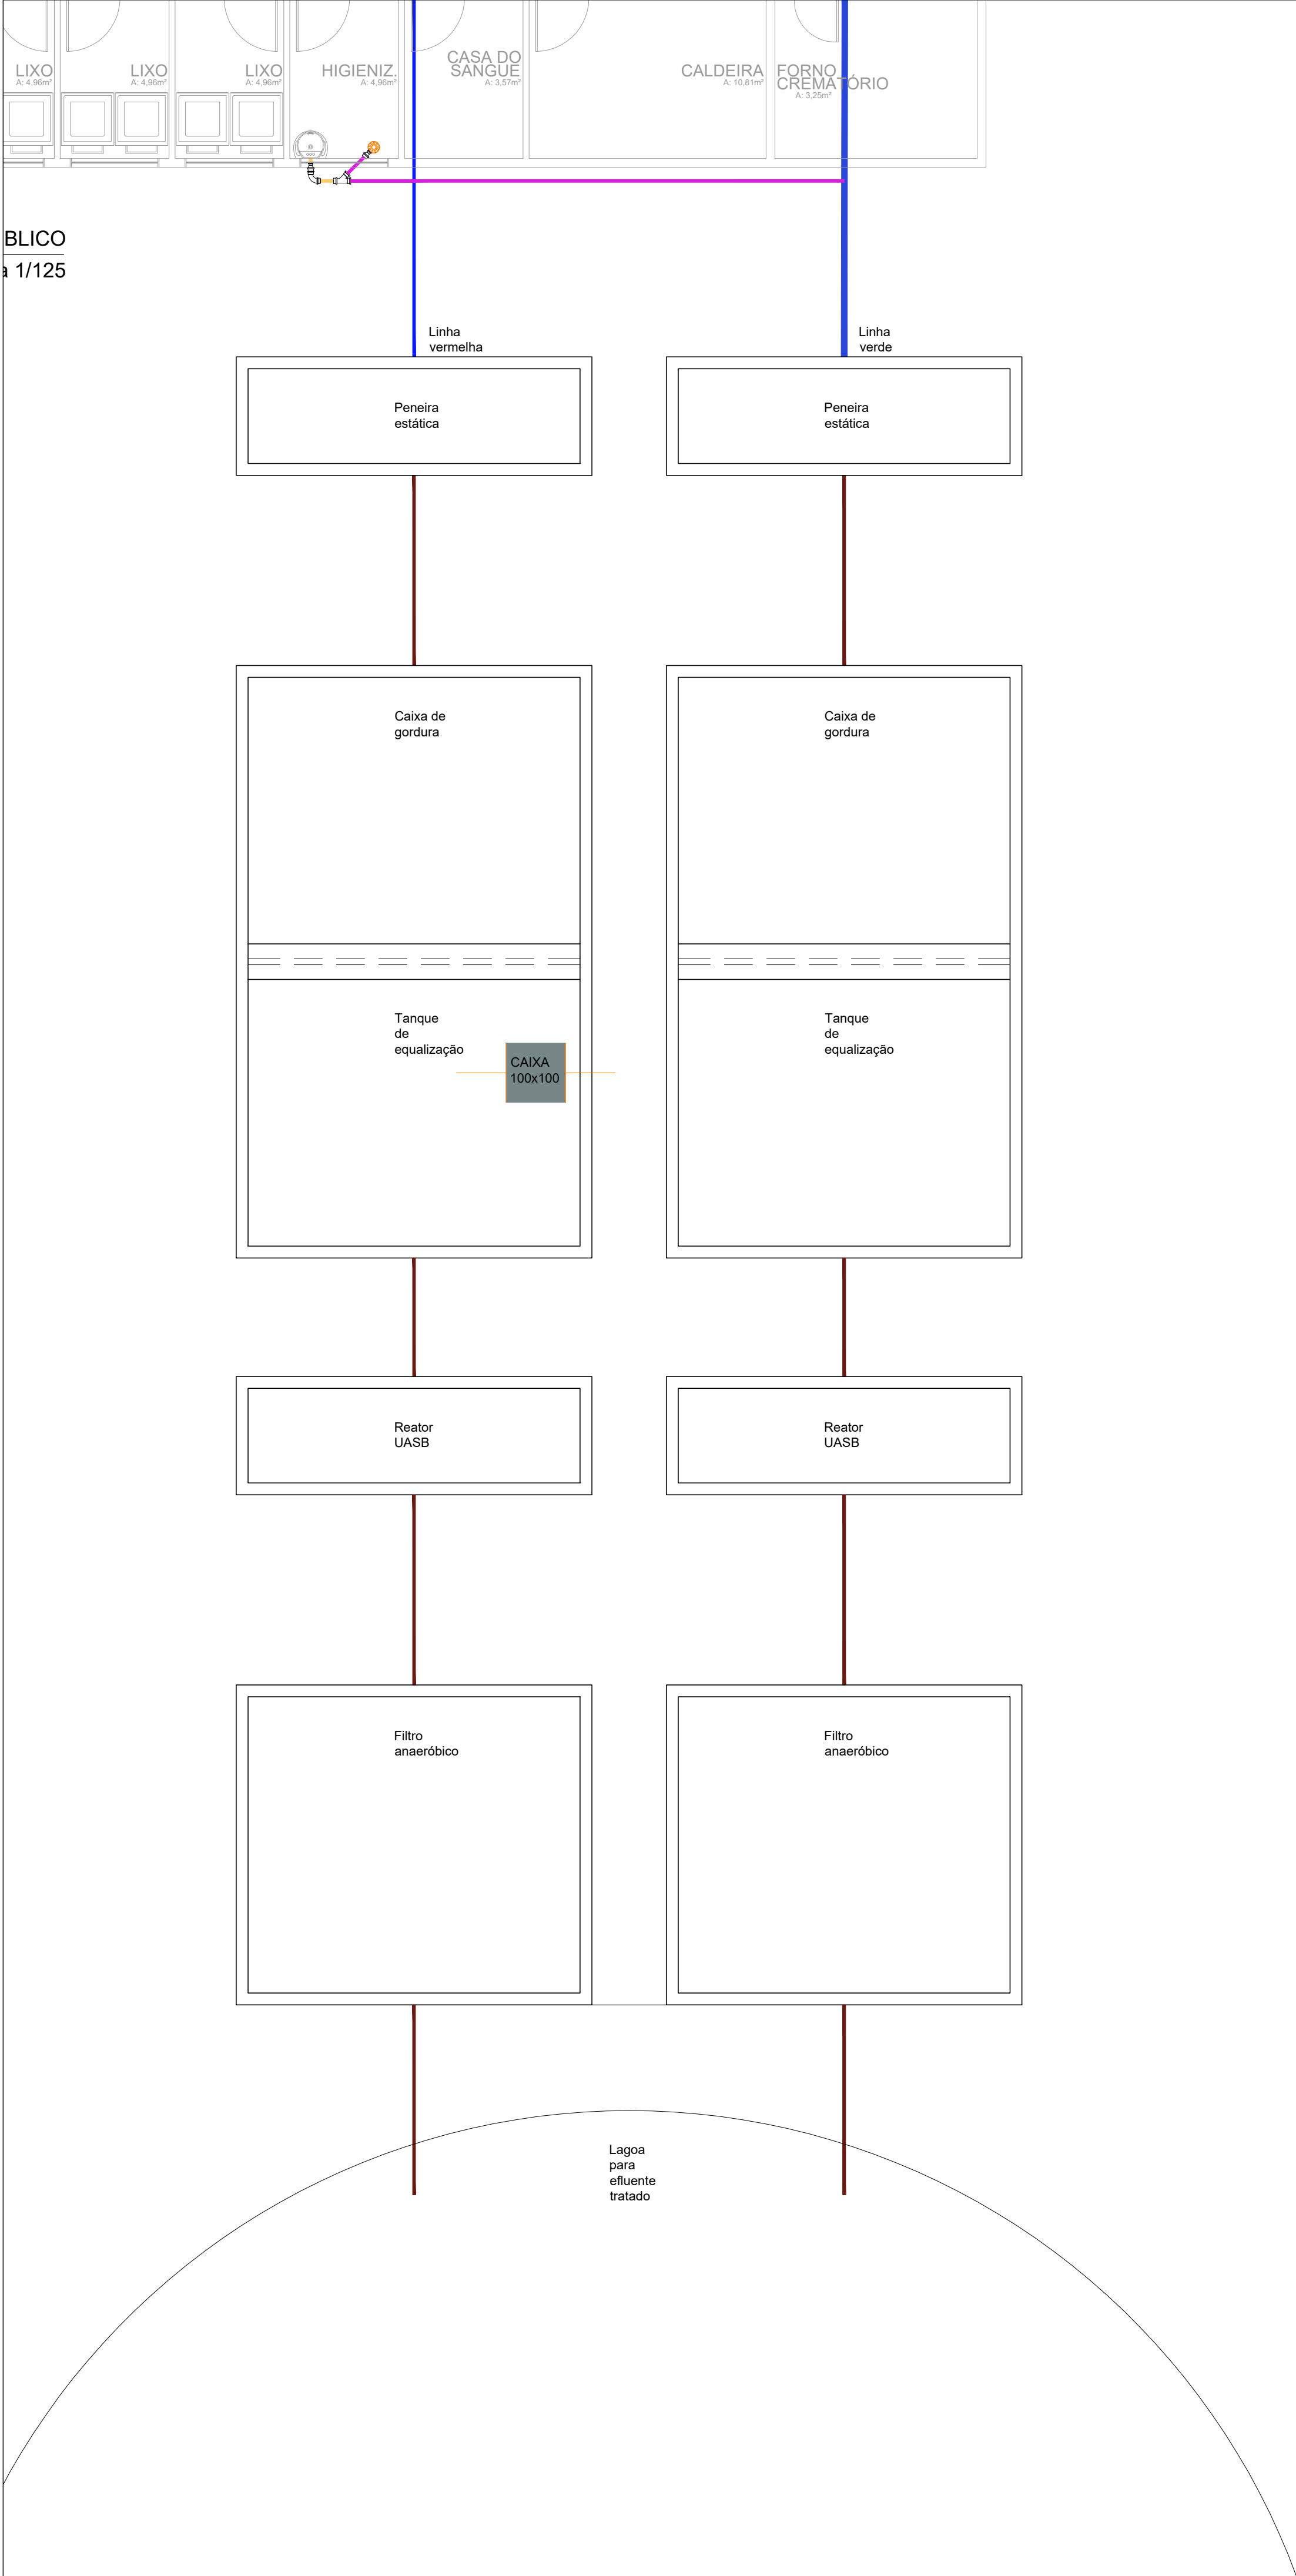

PROJETO: ARQUITETO E URBANISTA: SÉRGIO MURILO ALBUQUERQUE DE MORAIS FILHO


PROPRIETÁRIO: PREFEITURA DE JURIPIRANGA PREFEITO ANTÔNIO MAROJA GUEDES FILHO

RESPONSÁVEL TÉCNICO	CAU
SÉRGIO MURILO ALBUQUERQUE DE MORAIS FILHO	A172752-4

TIPO: MATADOURO PÚBLICO		
CIDADE: JURIPIRANGA - PB	ENDEREÇO: PB 066- JURIPIRANGA	
ESCALA: 1/100	DESENHO: EST. TRATAMENTO	ÁREA: 419,67m²

FOLHA: 07/10	DATA DO PROJETO: ABRIL/2023
--------------	-----------------------------

REVISÃO: ABRIL/2023

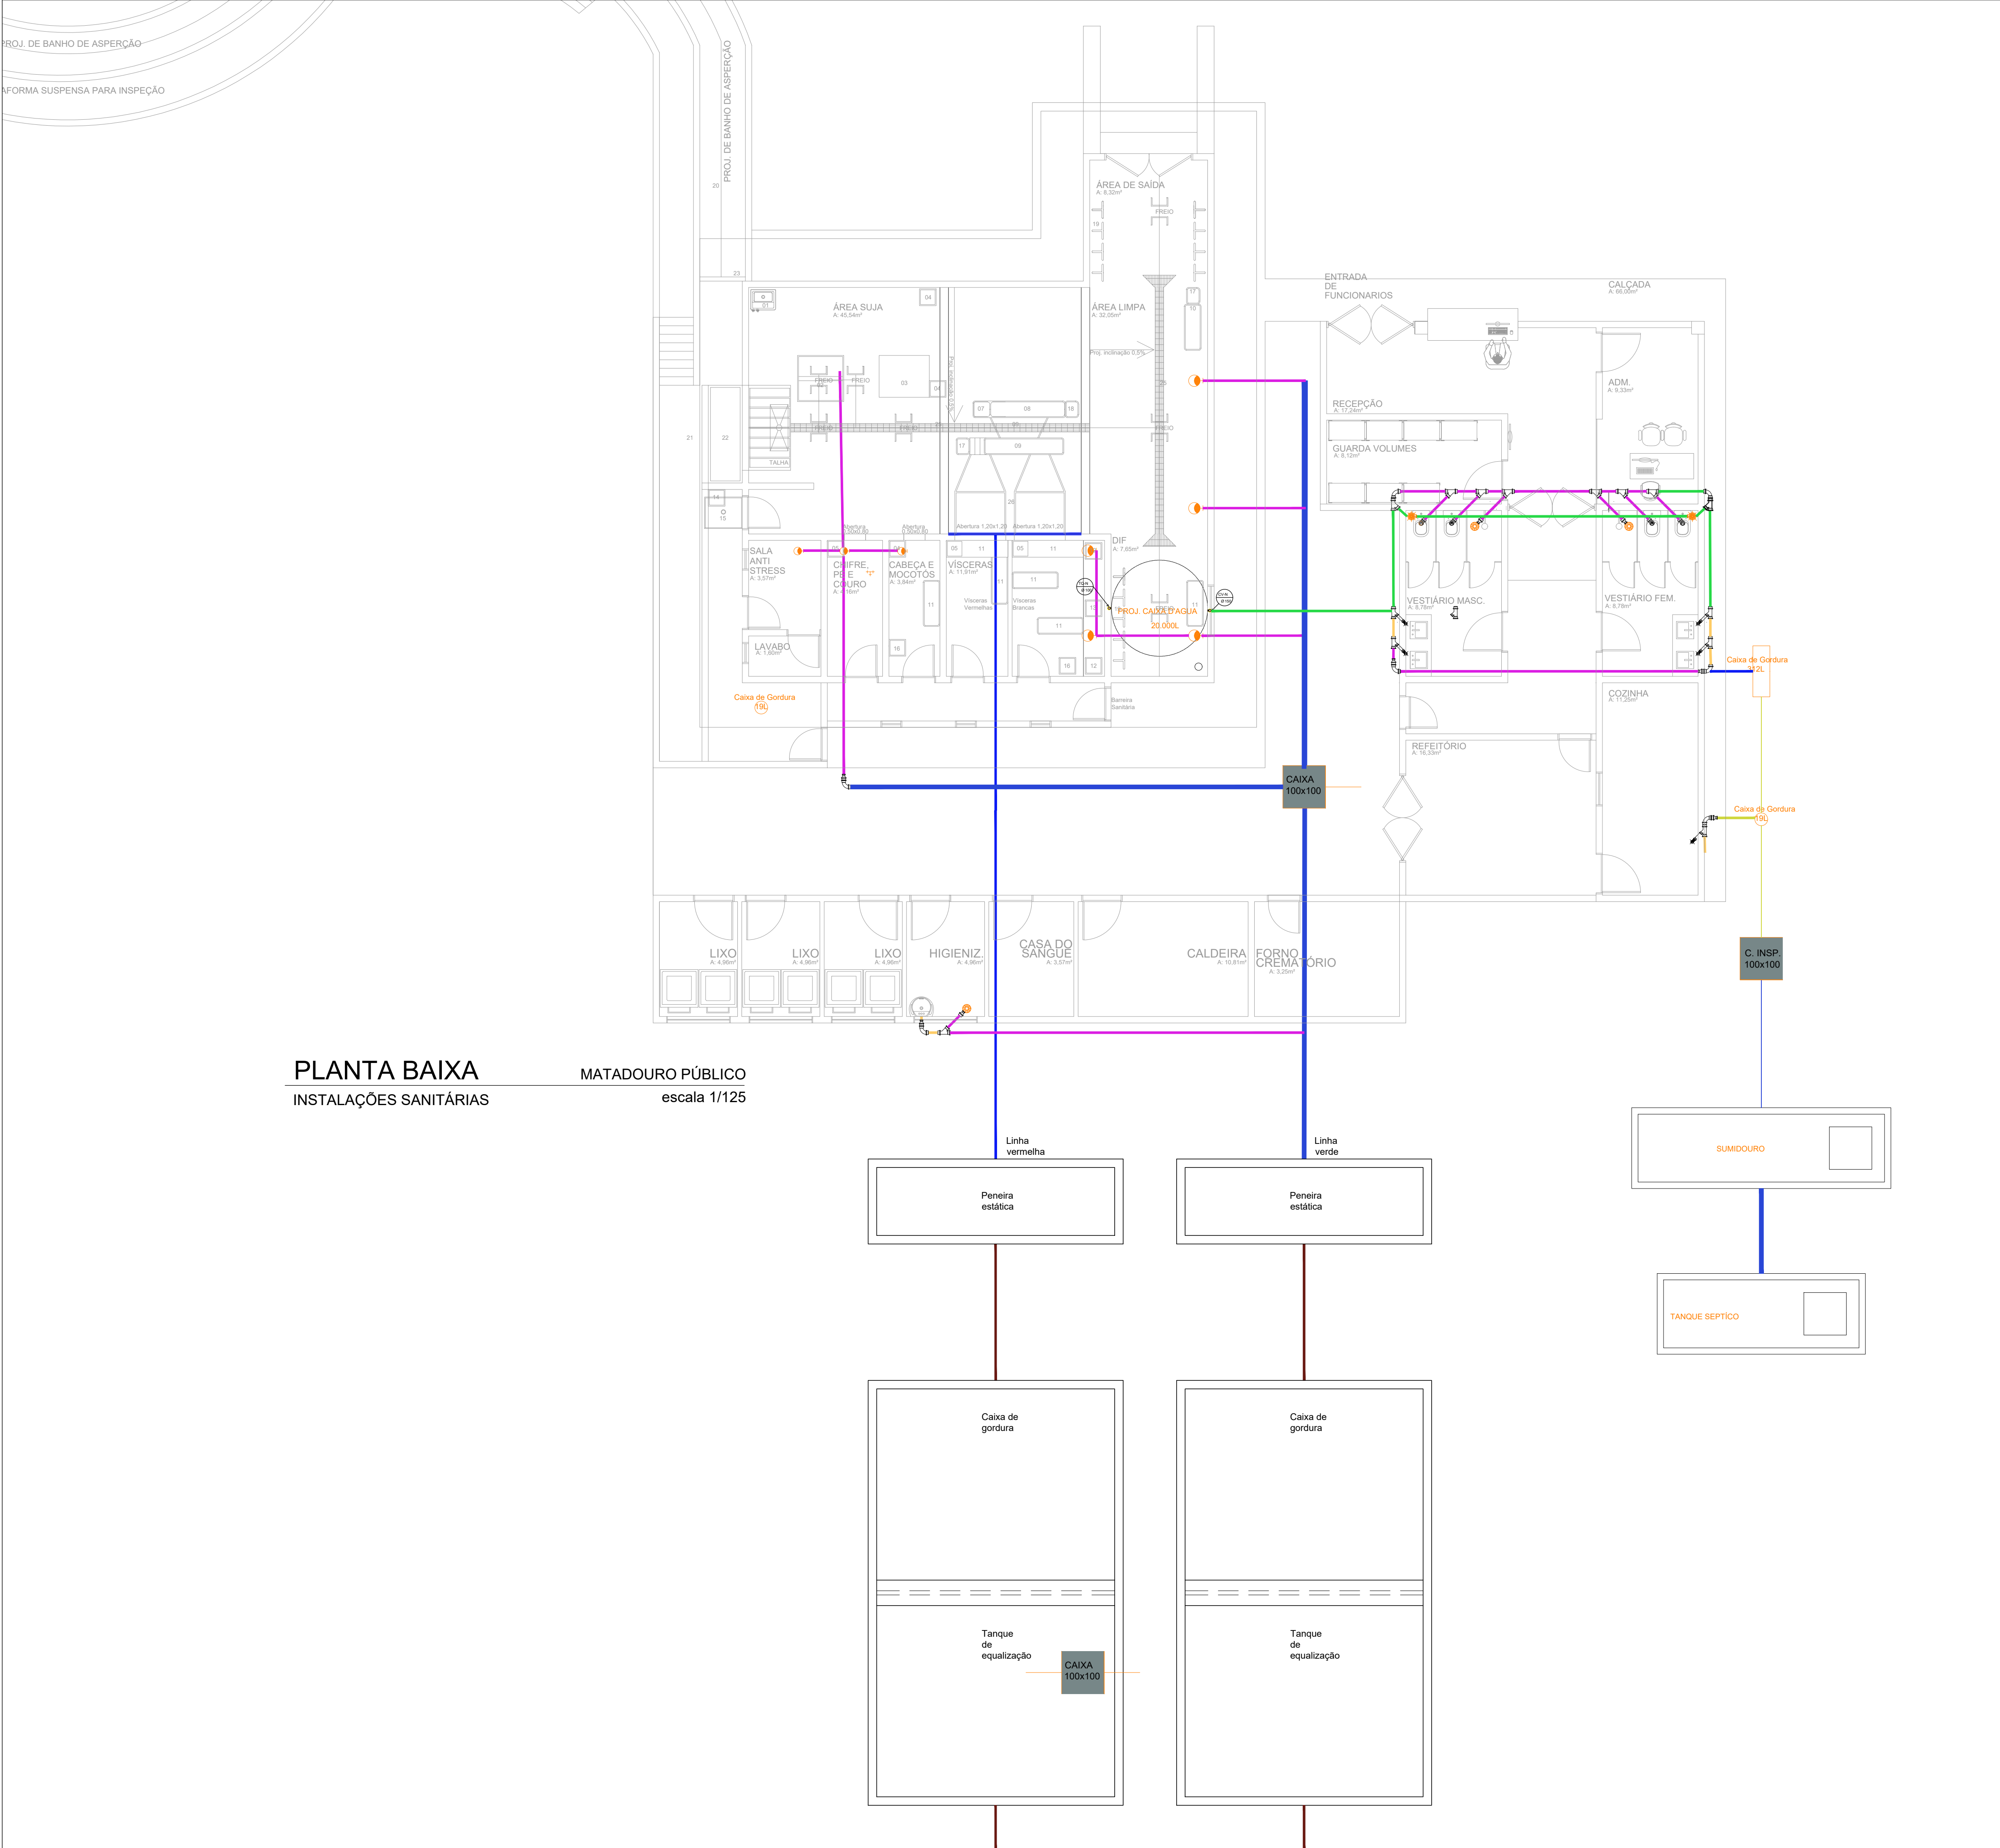

PLANTA BAIXA
INSTALAÇÕES SANITÁRIAS

MATADOURO PÚBLICO
escala 1/125

PROJETO: ARQUITETO E URBANISTA: SÉRGIO MURILO ALBUQUERQUE DE MORAIS FILHO



PROPRIETÁRIO: PREFEITURA DE JURUPIRANGA PREFEITO ANTÔNIO MAROJA GUEDES FILHO

RESPONSÁVEL TÉCNICO	CAU
SÉRGIO MURILO ALBUQUERQUE DE MORAIS FILHO	A172752-4

TIPO: MATADOURO PÚBLICO		
CÓDIGO: JURUPIRANGA - PB PB 066- JURUPIRANGA		
ESCALA: 1/100	DESENHO: Proj. hidráulico	ÁREA: 419,76m²

FOLHA: 08/09	DATA DO PROJETO: ABRIL/2023
--------------	-----------------------------

REVISÃO: ABRIL/2023

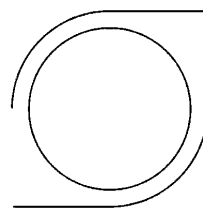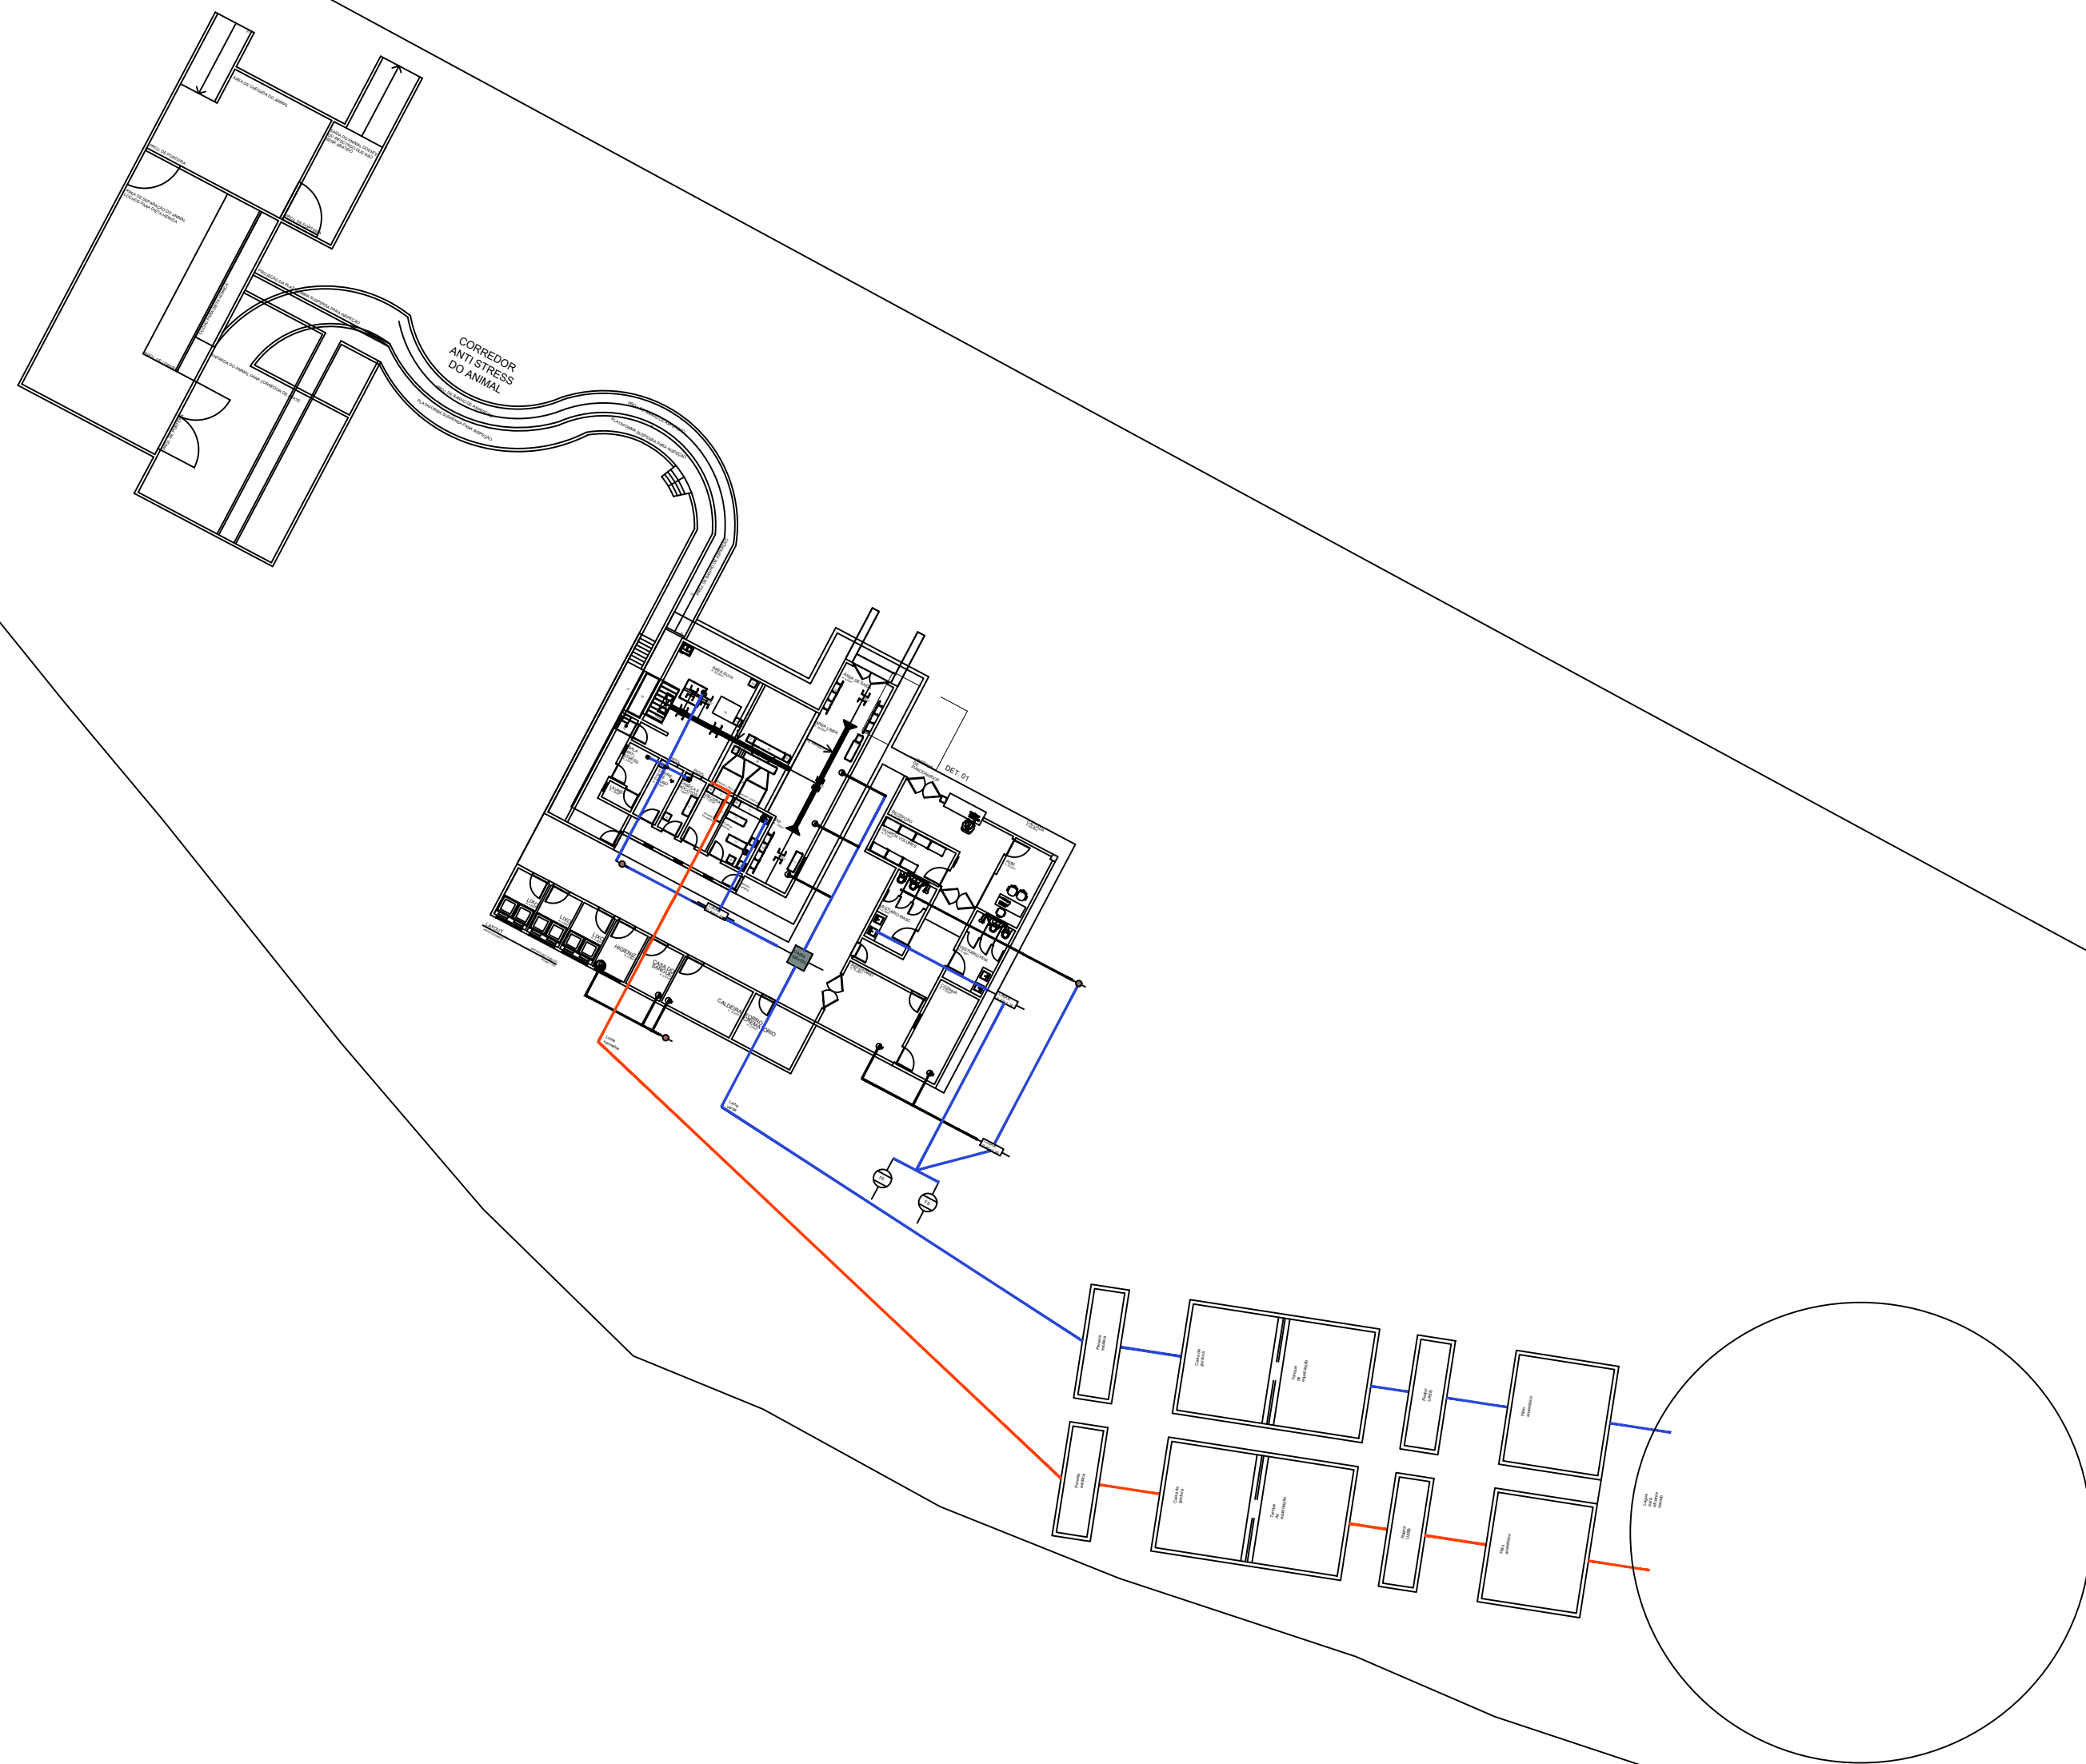

SÉRGIO ALBUQUERQUE
ARQUITETURA • URBANISMO • INTERIORES

Assinado de forma
digital por SÉRGIO
MURILO
ALBUQUERQUE DE
MORAIS FILHO

PROJETO: ARQUITETO E URBANISTA: SÉRGIO MURILO ALBUQUERQUE DE MORAIS FILHO



PROPRIETÁRIO: PREFEITURA DE JURIPIRANGA PREFEITO ANTÔNIO MAROJA GUEDES FILHO

RESPONSÁVEL TÉCNICO	CAU
SÉRGIO MURILO ALBUQUERQUE DE MORAIS FILHO	A172752-4

TIPO: MATADOURO PÚBLICO	ENDEREÇO: Cidade: JURIPIRANGA - PB PB 066- JURIPIRANGA
ESCALA: 1/100	ÁREA: 419,67m²

FOLHA:	DATA DO PROJETO:
01/10	NOVEMBRO/2023

REVISÃO:
NOVEMBRO/2023

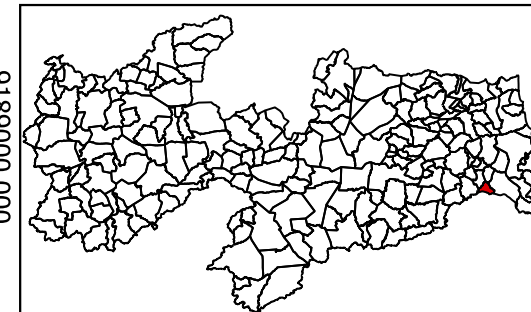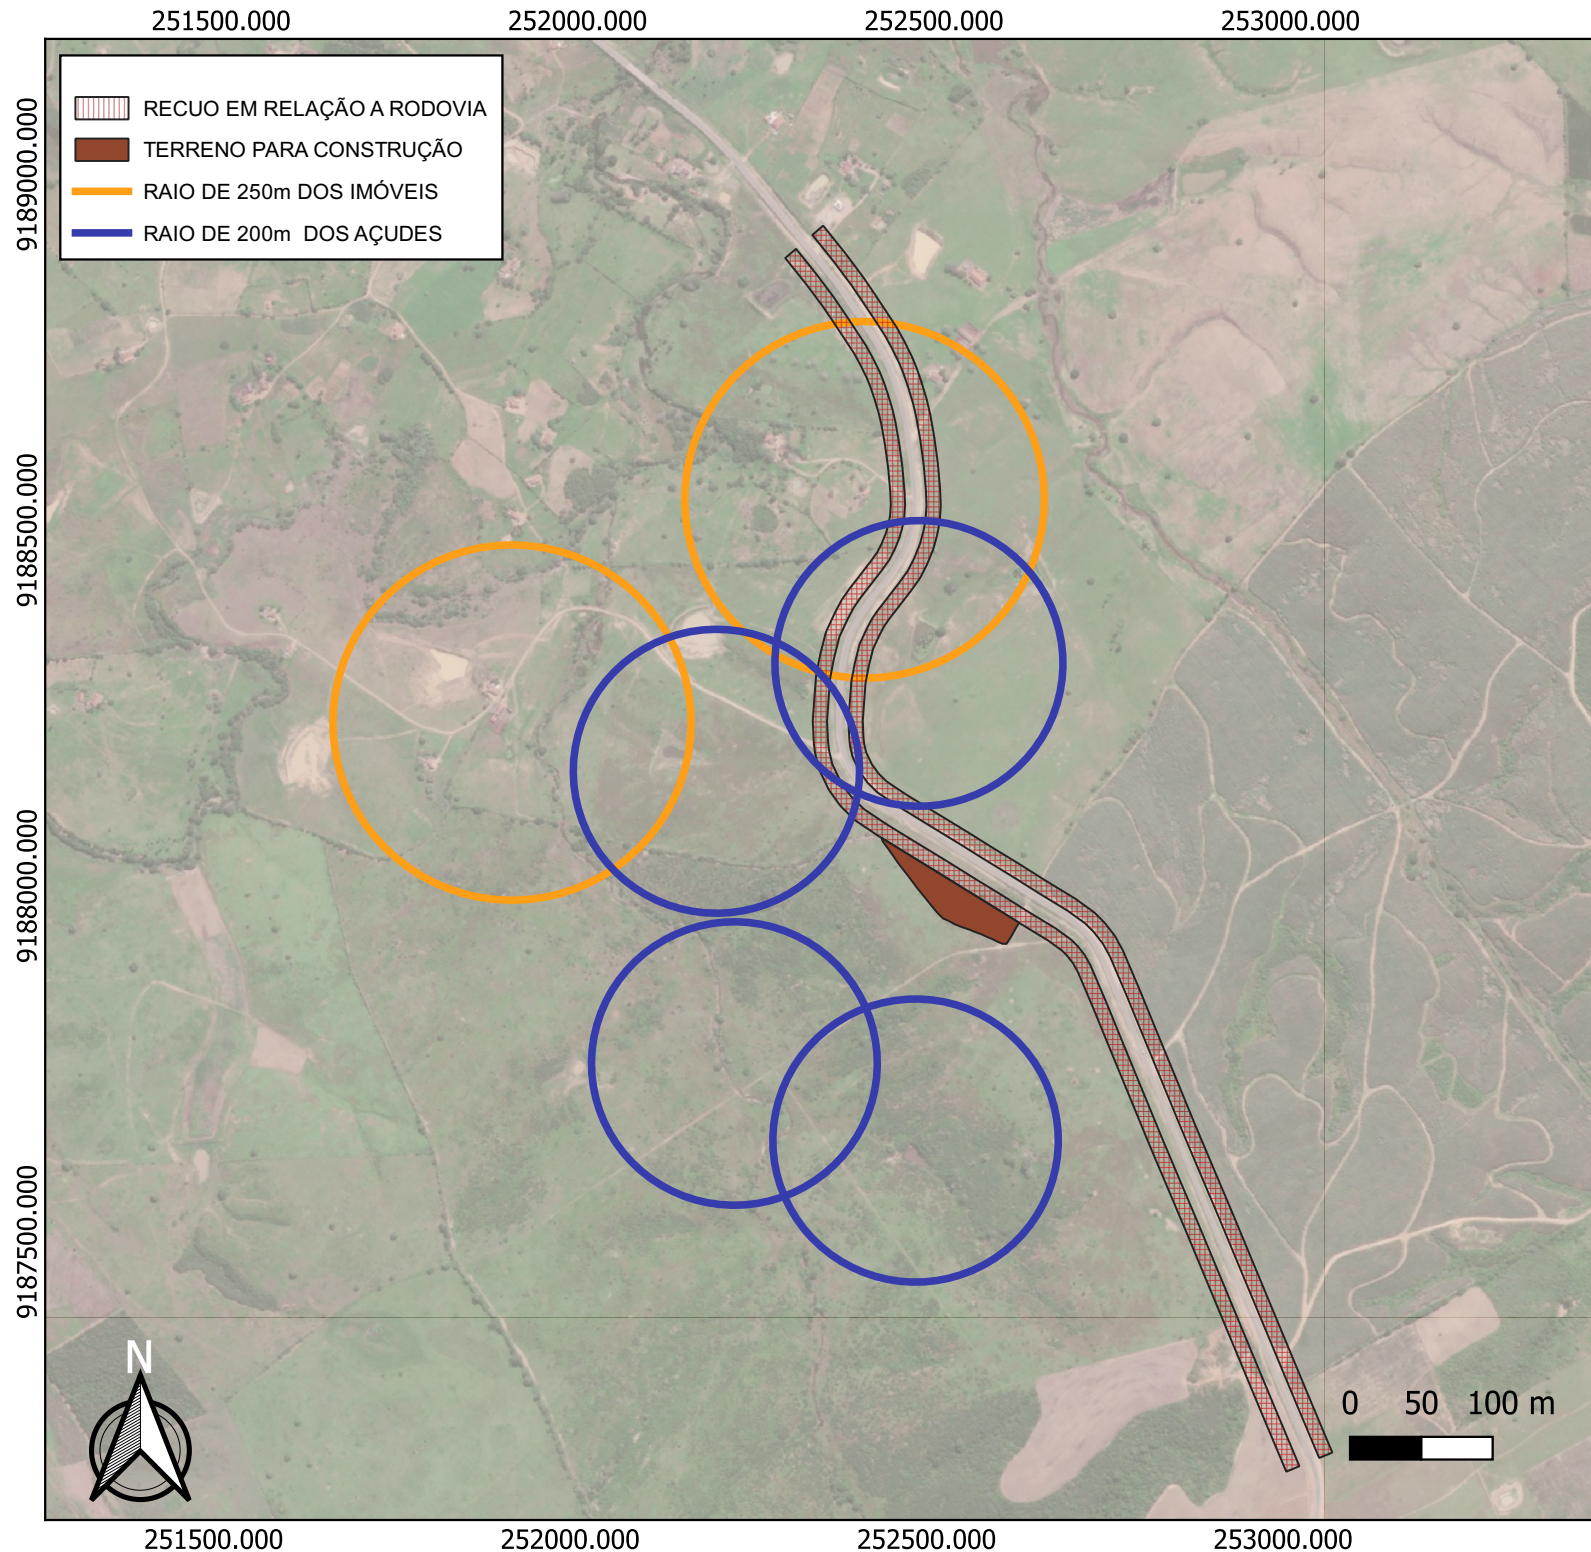

MAPEAMENTO URBANO DO MUNICÍPIO DE JURUPIRANGA - PB

Base de dados: Imagens de satélite Bing
Sistema de Referência: Sirgas 2000 UTM
Zona 25S

Elaboração:
THAYSA CAROLAYNE PEREIRA DA
SILVA
ENGENHEIRA AMBIENTAL

PROPRIETÁRIO:
PREFEITURA MUNICIPAL DE
JURUPIRANGA - PB

LEVANTAMENTO TÉCNICO
GEOREFERENCIADO
PARA CONSTRUÇÃO DE ABATEDOURO
PÚBLICO | RAO DE INTERFERÊNCIA
DE HIDROGRAFIAS, IMÓVEIS E
RODOVIA

THAYSA CAROLAYNE PEREIRA DA SILVA
ENGENHEIRA AMBIENTAL

NOVEMBRO DE 2023