




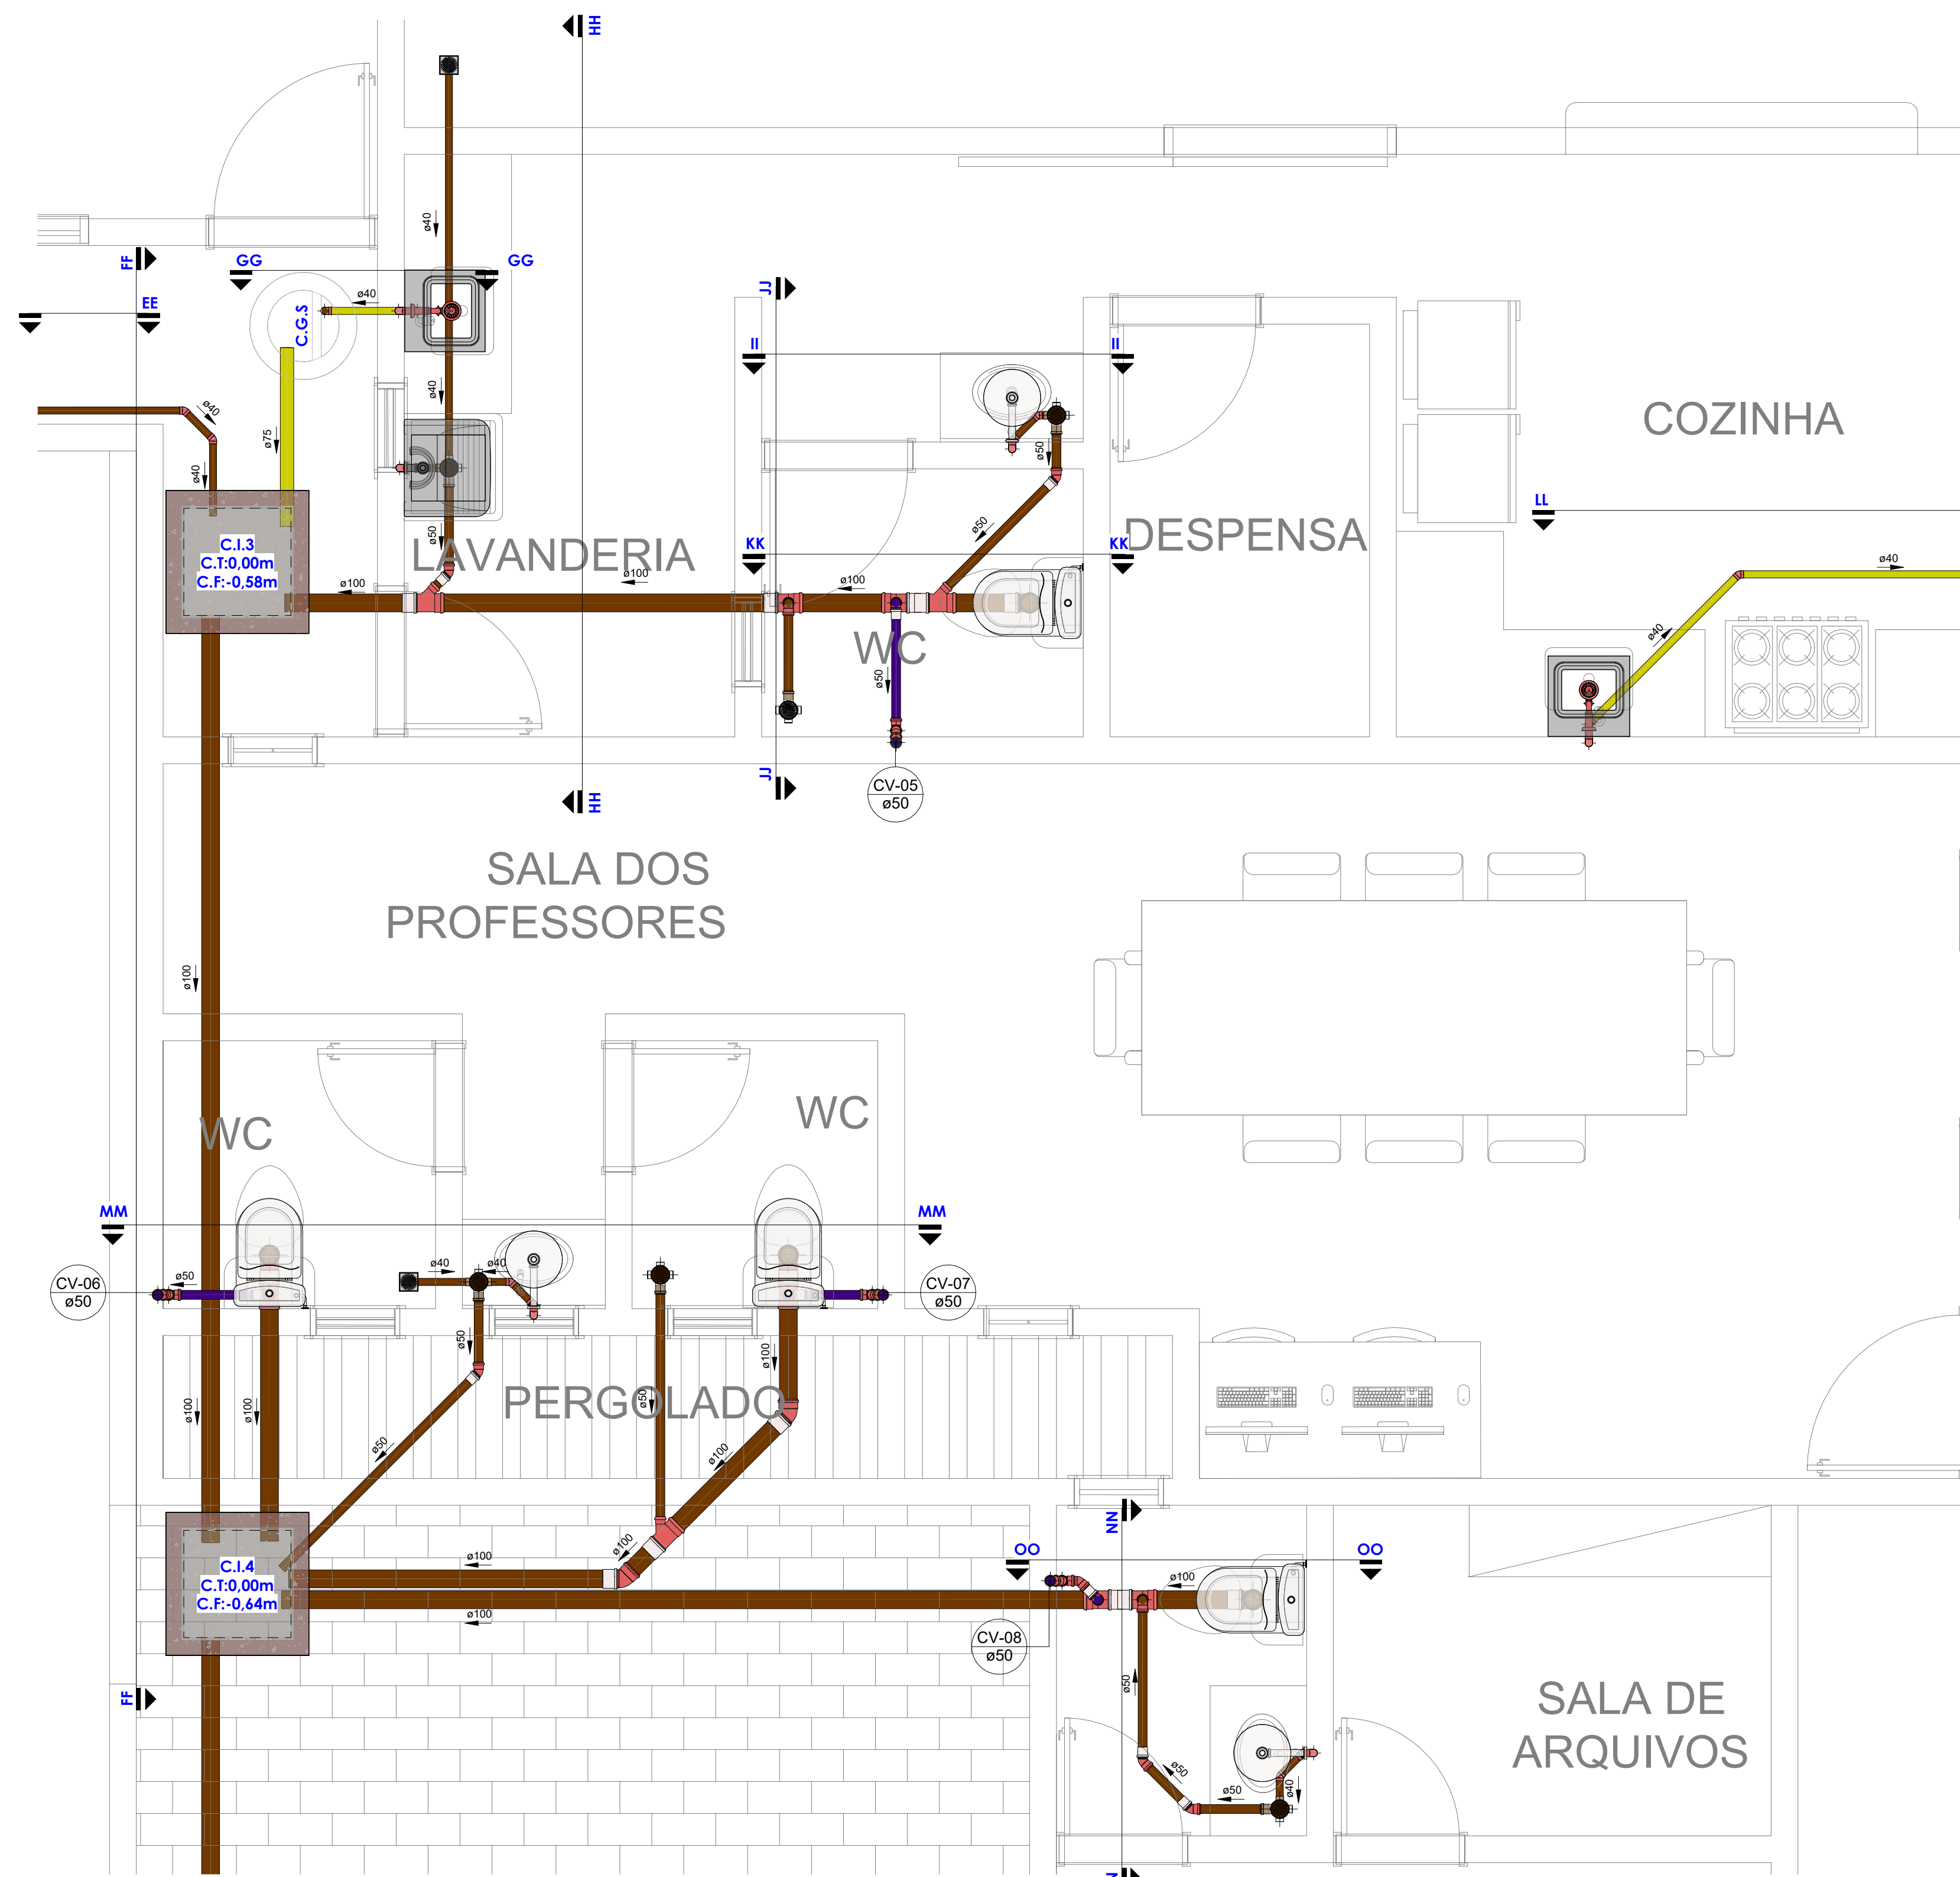


PLANTA BAIXA_TÉRREO - ÁREA 01
ESCALA 1 : 25

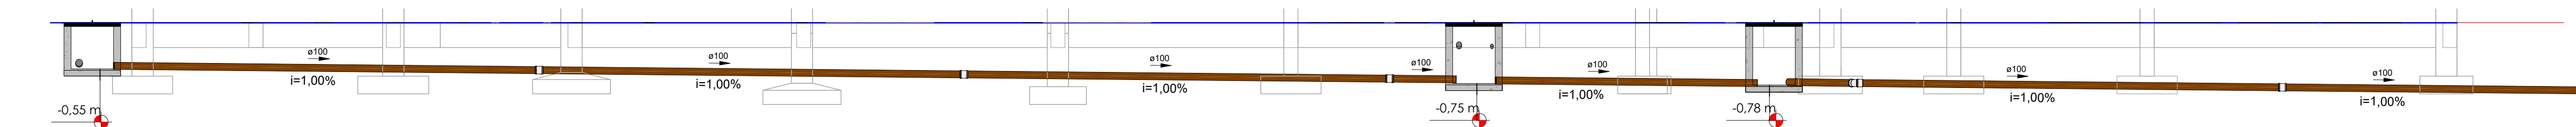


CORTE PP
ESCALA 1 : 50

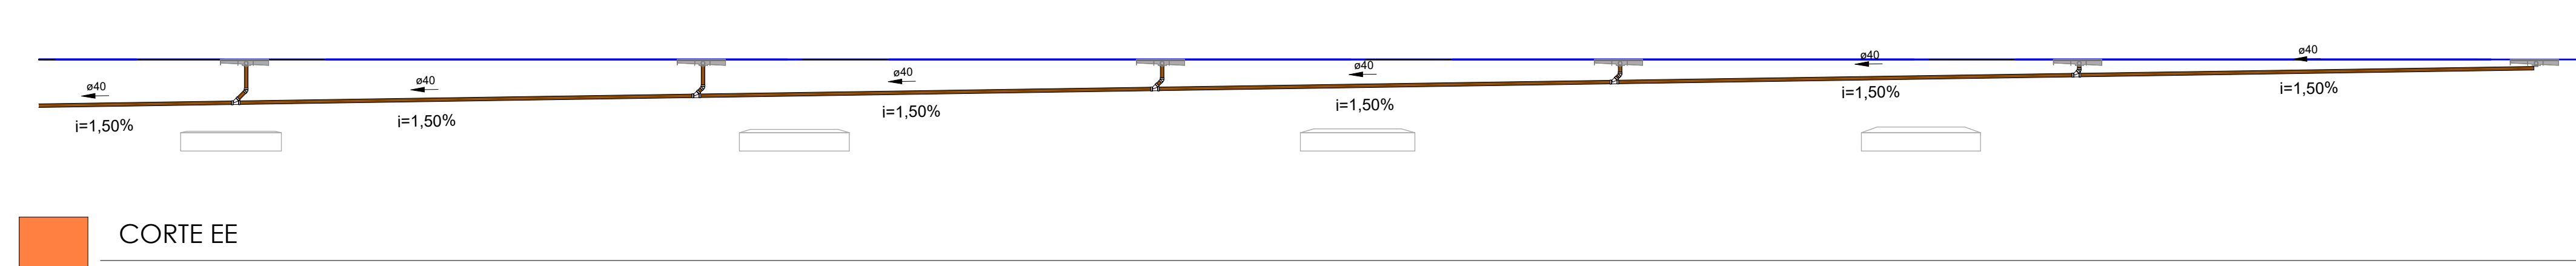

CORTE EE
ESCALA 1 : 50

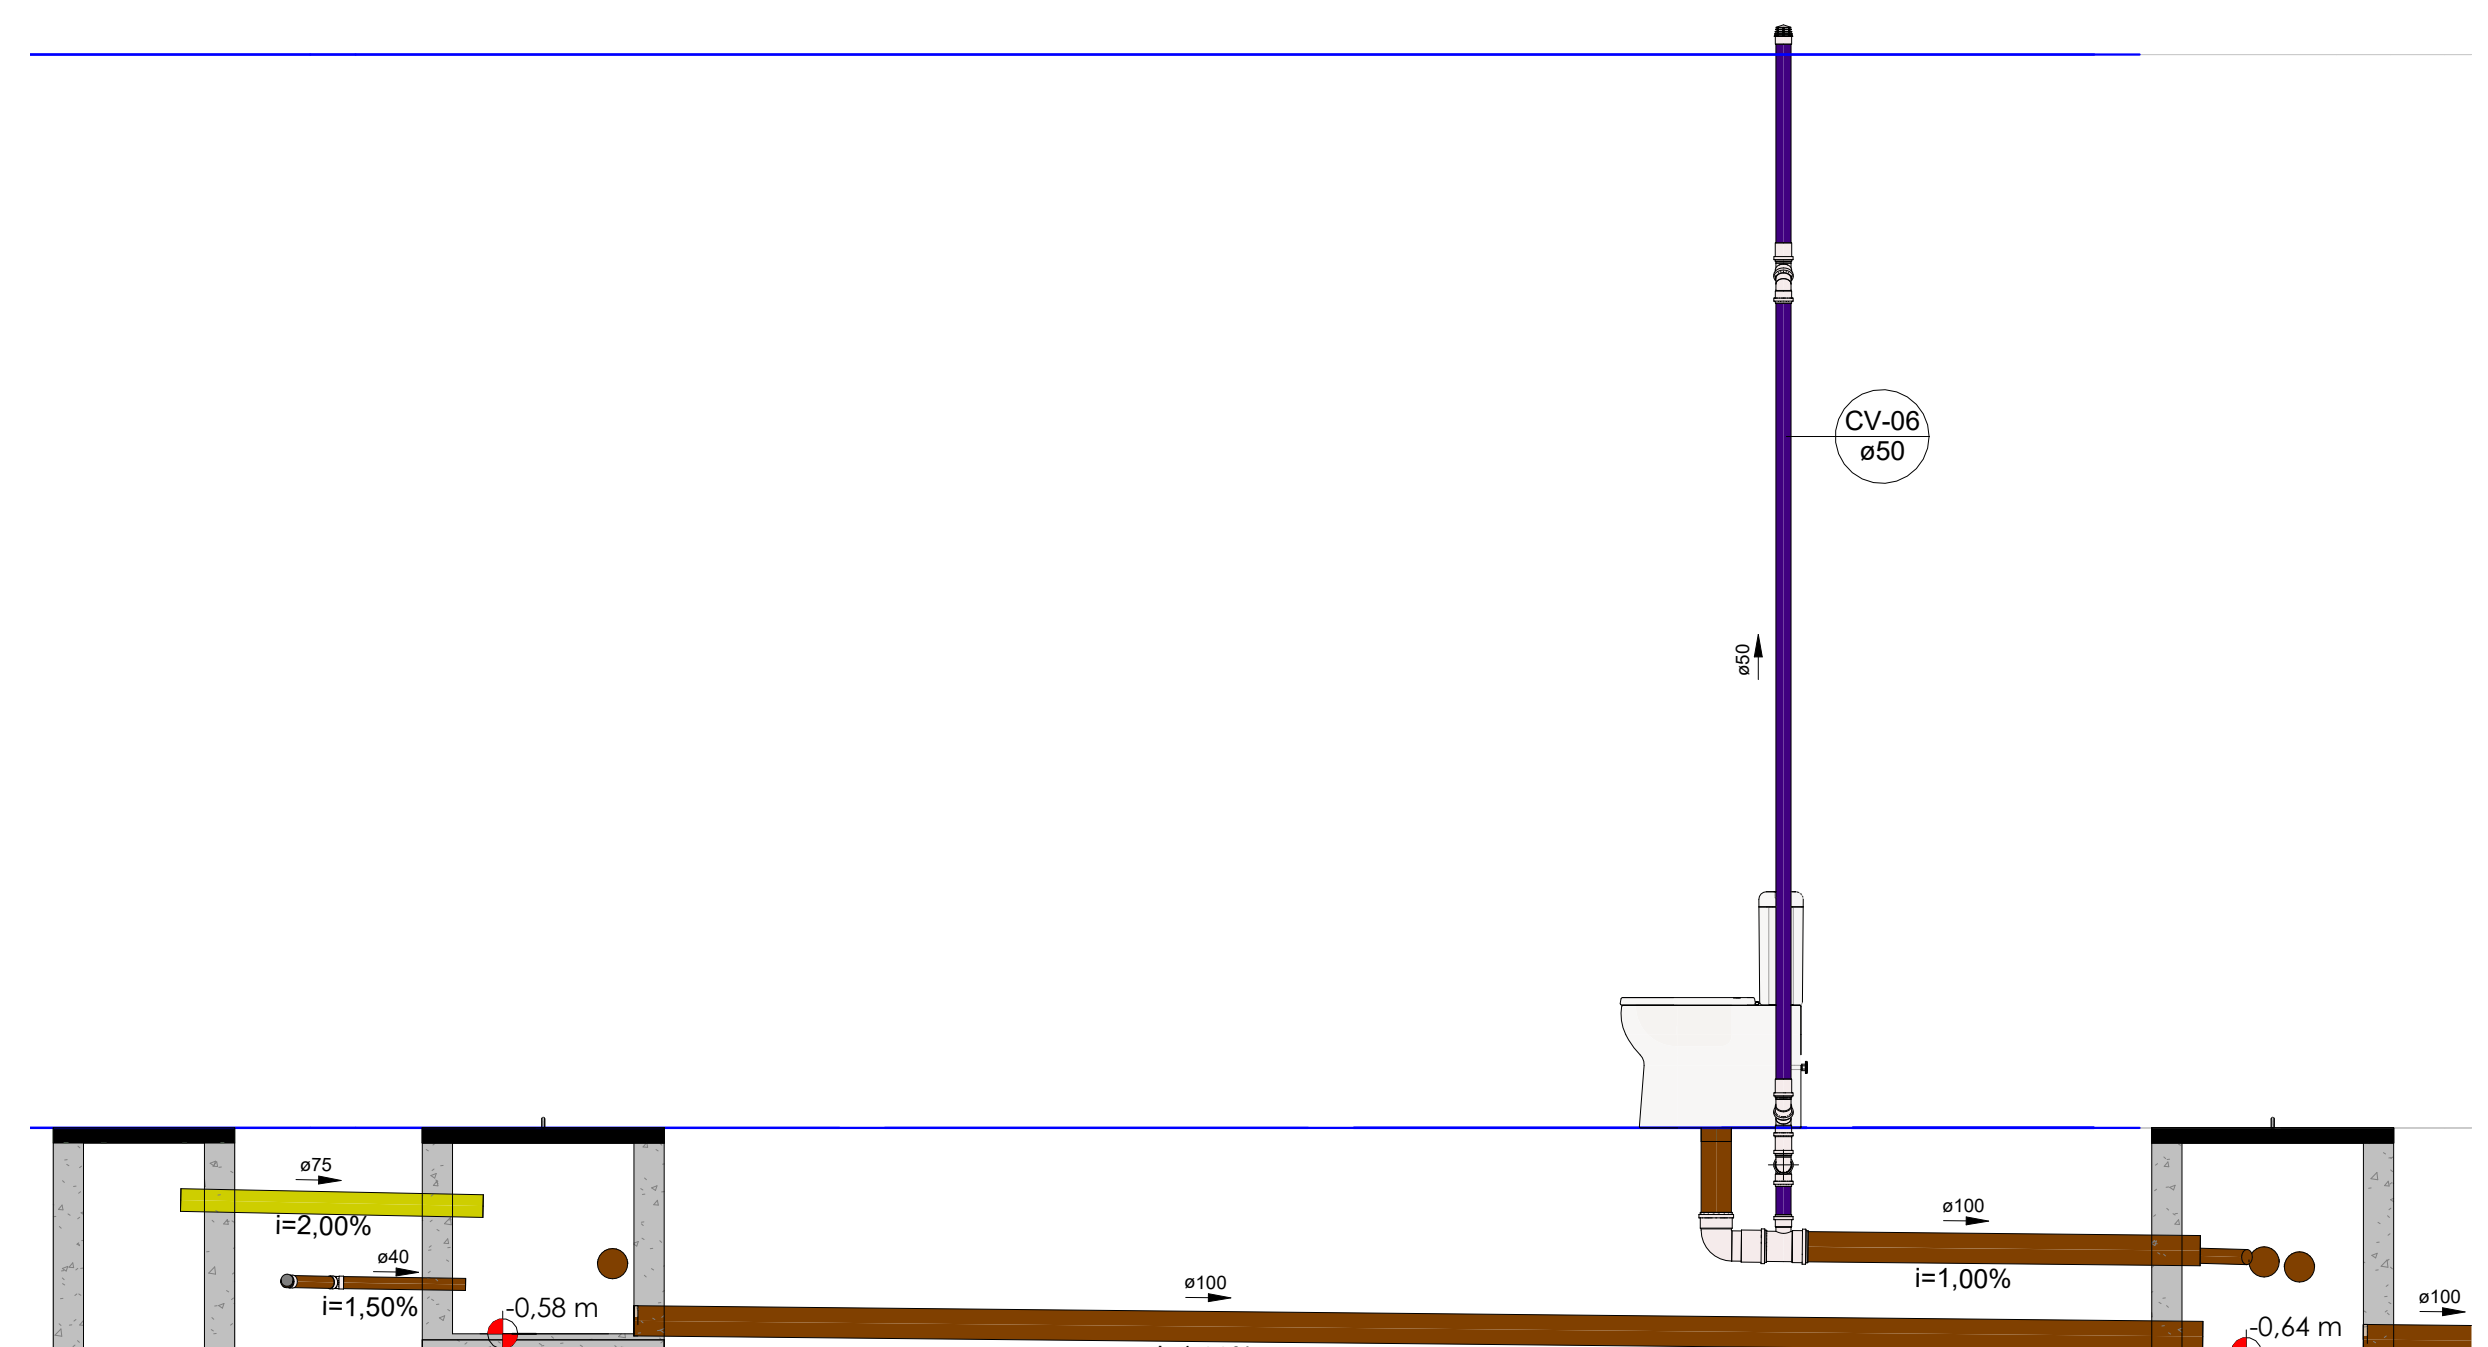


CORTE FF
ESCALA 1 : 25

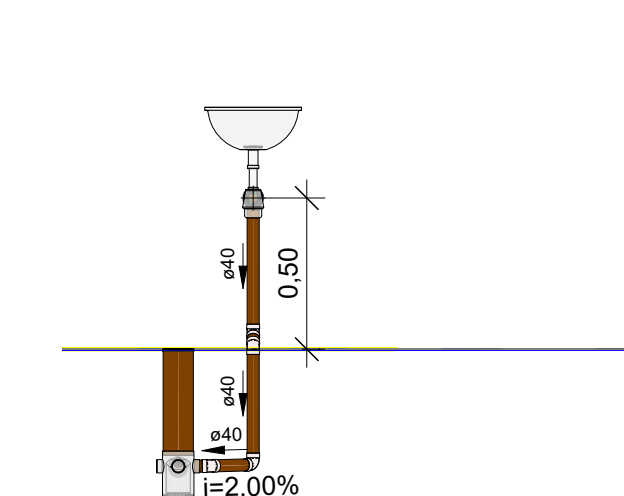


CORTE II
ESCALA 1 : 25

LEGENDA:


- CGS** - CAIXA DE GORDURA SIMPLES
C.I.nº - CAIXA DE INSPEÇÃO **CT** - COTA DE TOPO **CF** - COTA DE FUNDO
C.F.nº - CAIXA DE INSPEÇÃO
- TUBULAÇÃO PVC BRANCO - ESGOTO
 - TUBULAÇÃO PVC BRANCO - VENTILAÇÃO ESGOTO
 - TUBULAÇÃO PVC BRANCO - GORDURA COZINHA
 - TUBULAÇÃO PVC MARROM (ALVENARIA) - ÁGUA FRIA
 - TUBULAÇÃO PVC MARROM (PELO PISO) - ÁGUA FRIA
 - TUBULAÇÃO PVC MARROM (PELO PORRO) - ÁGUA FRIA
- AL-nm**
Øxx
-ALIMENTAÇÃO DO RESERV. SUPERIOR
nm: número da caixa
xx: diâmetro nominal da coluna
- CV-nm**
Øxx
-COLUNA DE VENTILAÇÃO
nm: número da caixa
xx: diâmetro nominal da coluna
- AF-nm**
Øxx
-COLUNA DE ÁGUA FRIA (BARRILETE)
nm: número da caixa
xx: diâmetro nominal da coluna

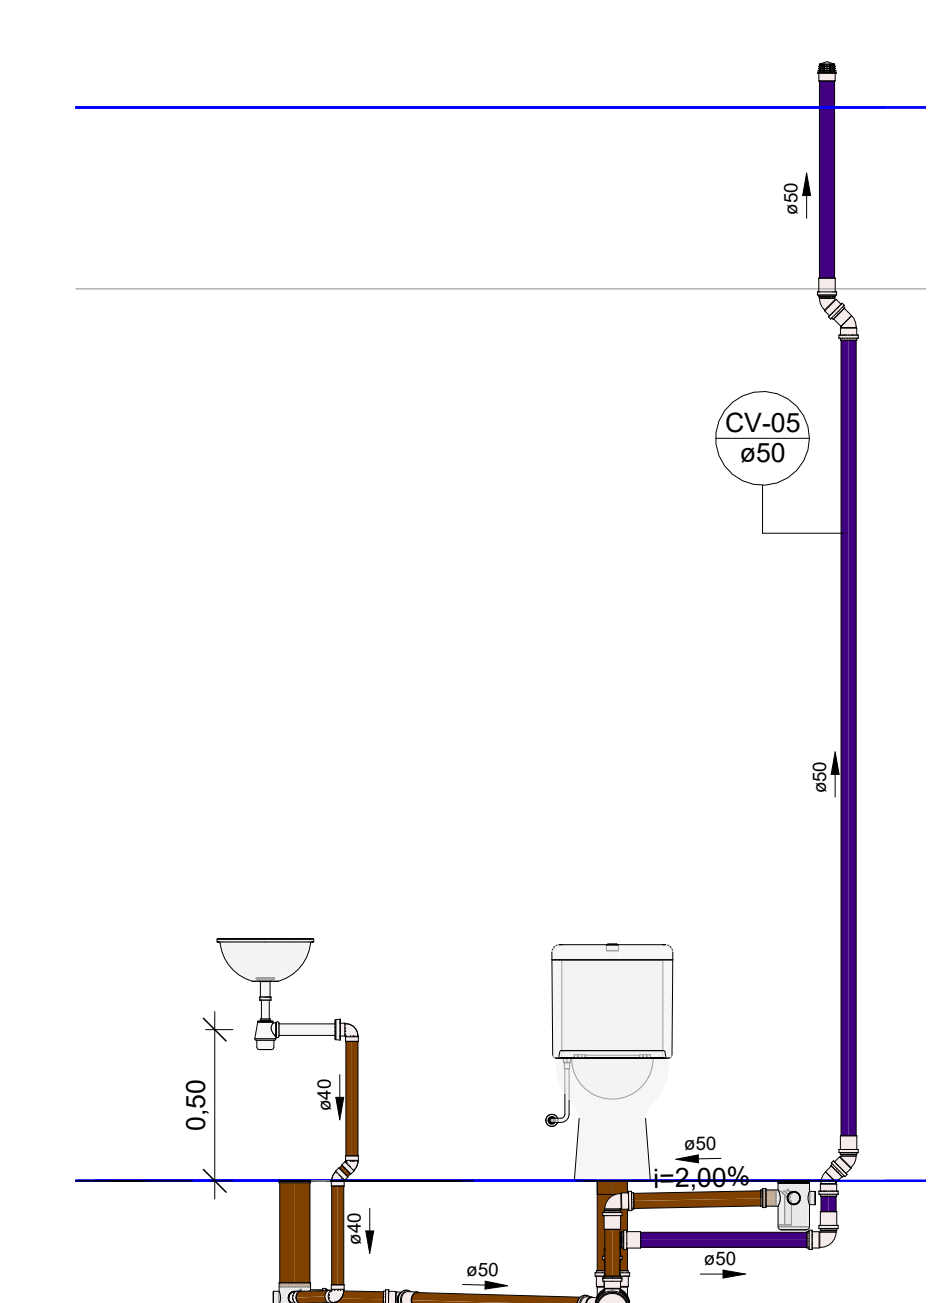

CORTE JJ
ESCALA 1 : 25

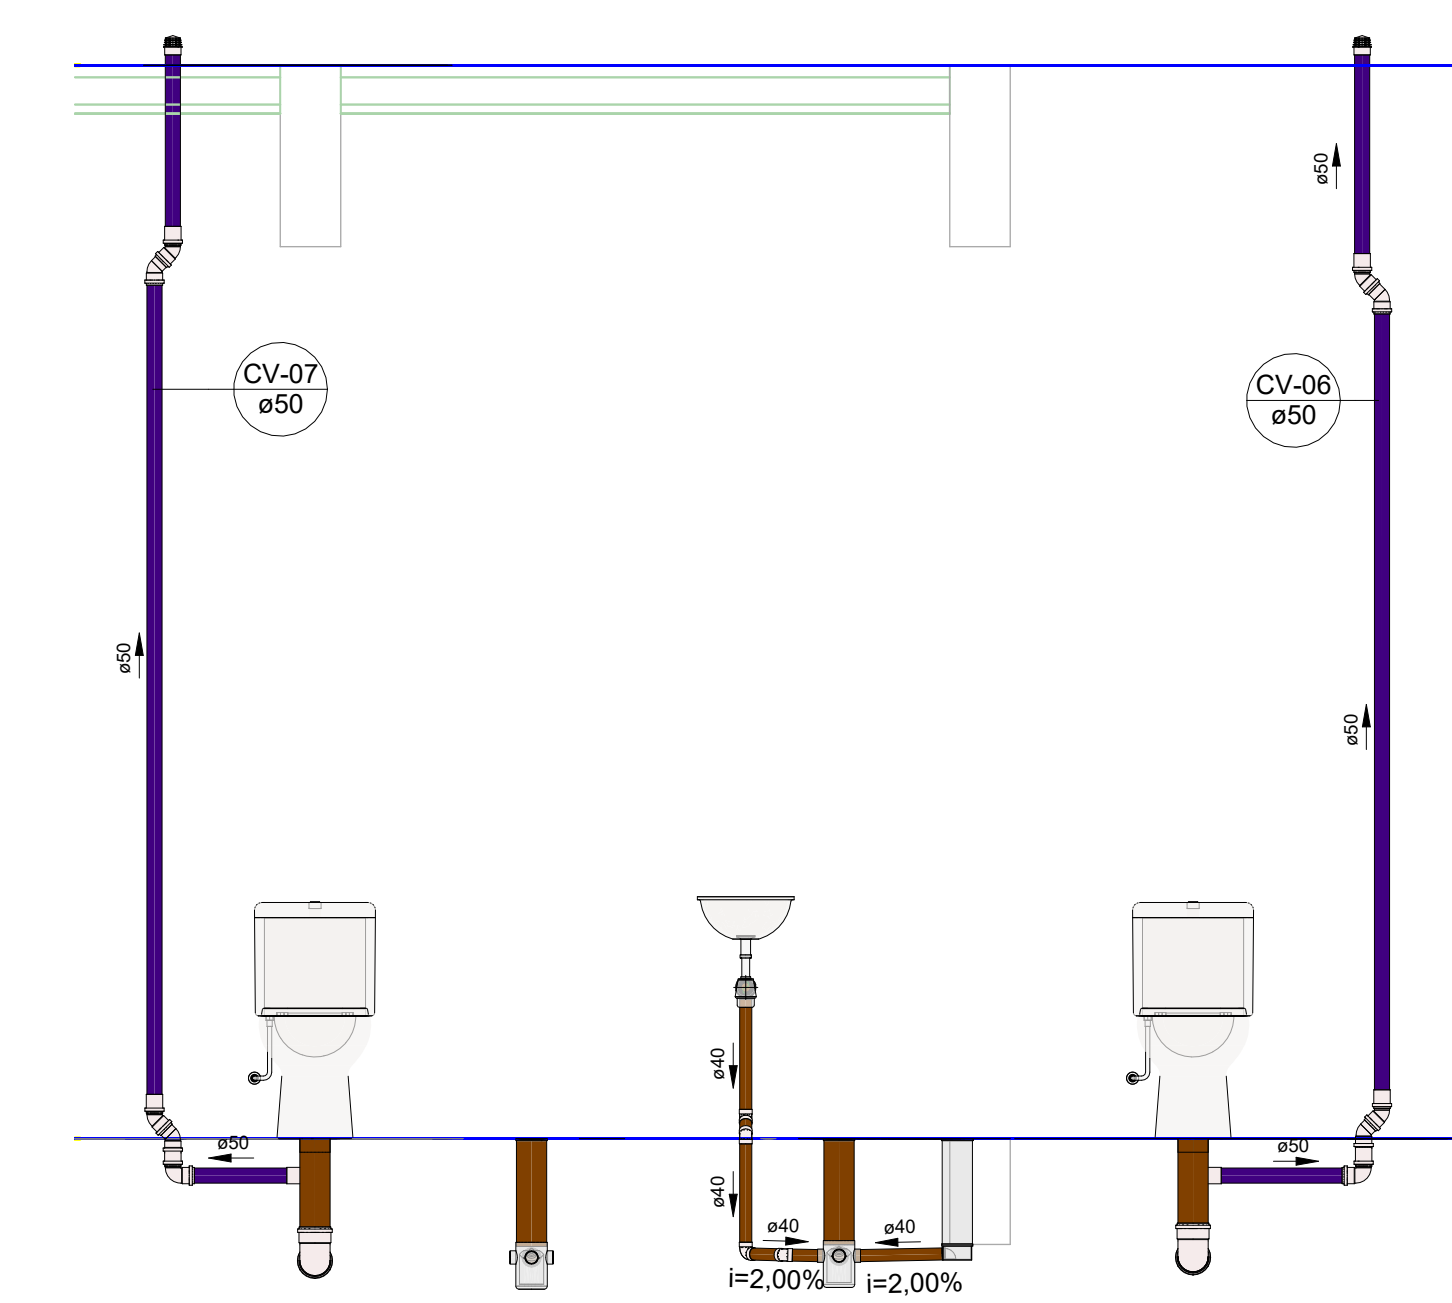


CORTE MM
ESCALA 1 : 25

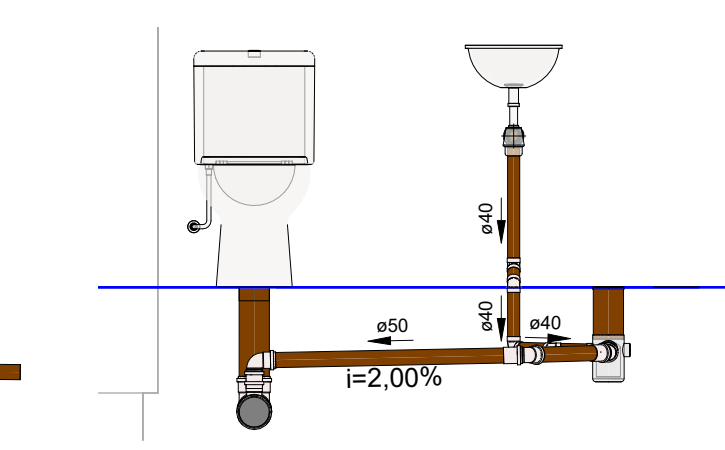


CORTE NN
ESCALA 1 : 25


TABELA DE ALTURAS	
PONTO	ALTURA
LAVATÓRIO	0.45 m
MAQ. DE LAVAR ROUPAS	0.90 m
PIA DE COZINHA	0.50 m
TANQUE	0.50 m

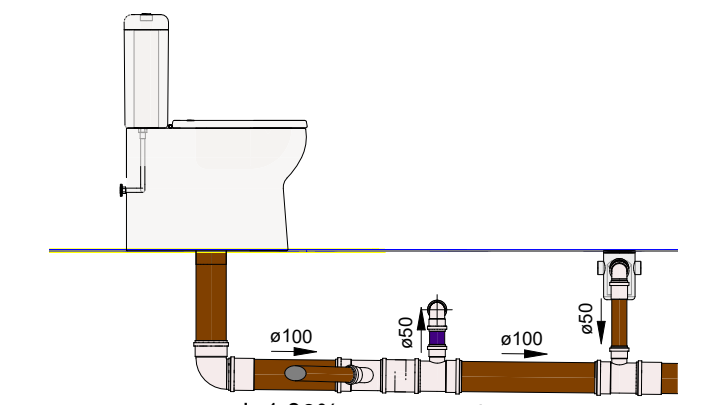


CORTE KK
ESCALA 1 : 25

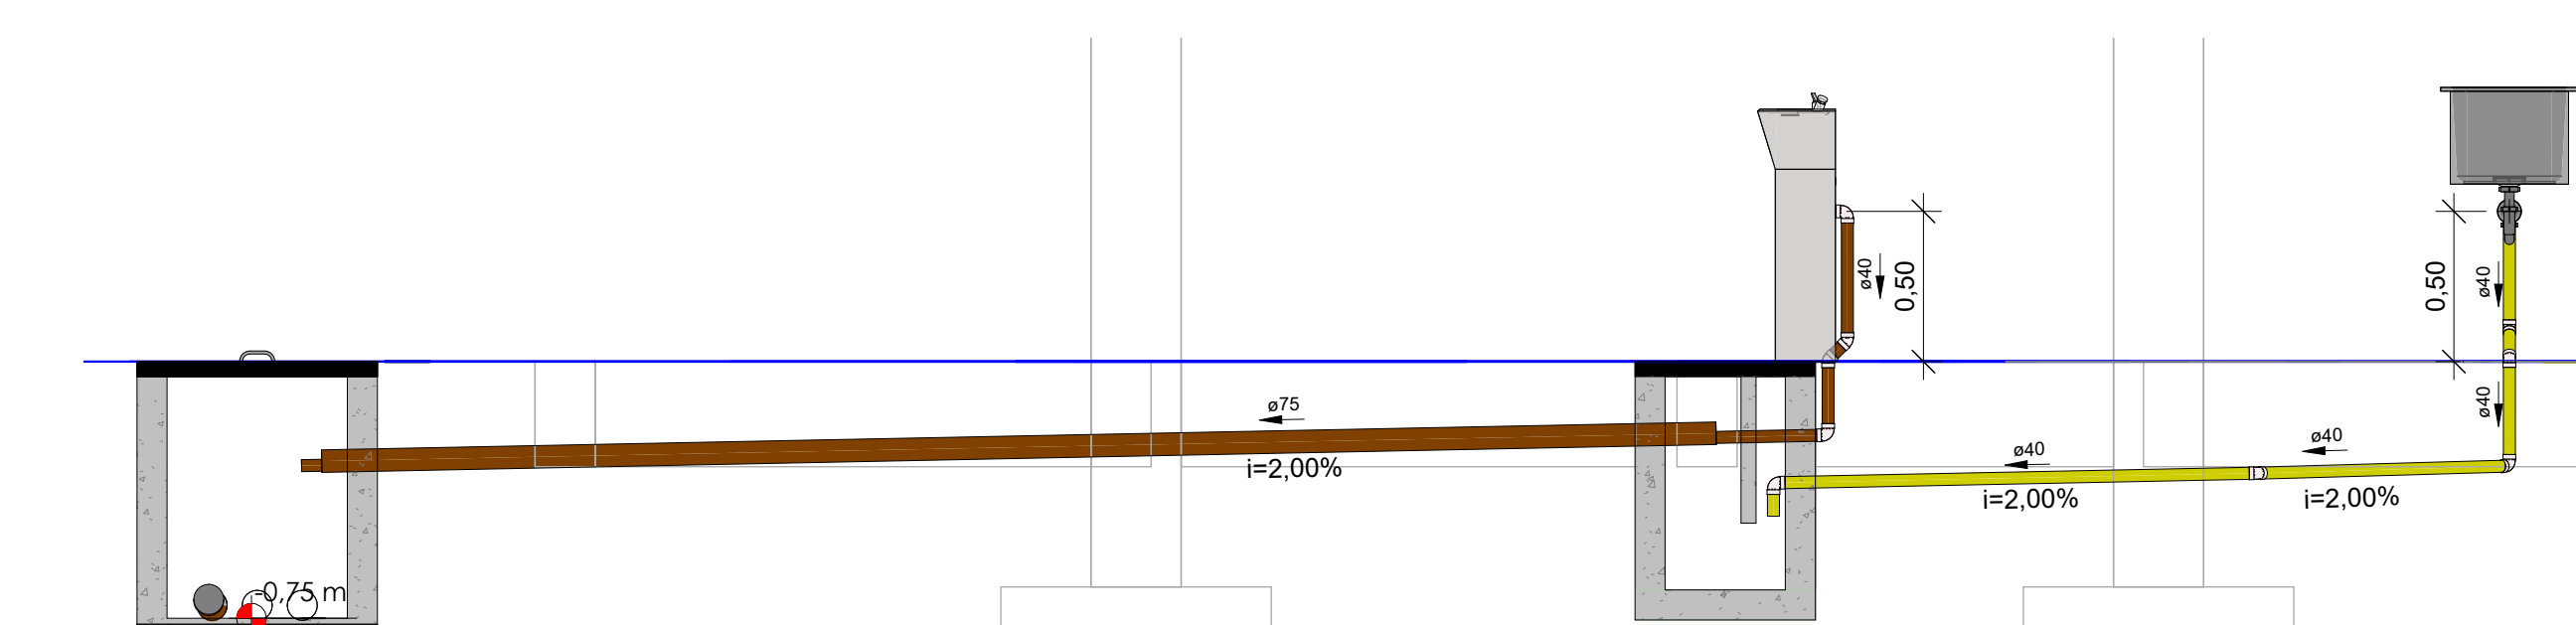


CORTE LL
ESCALA 1 : 25

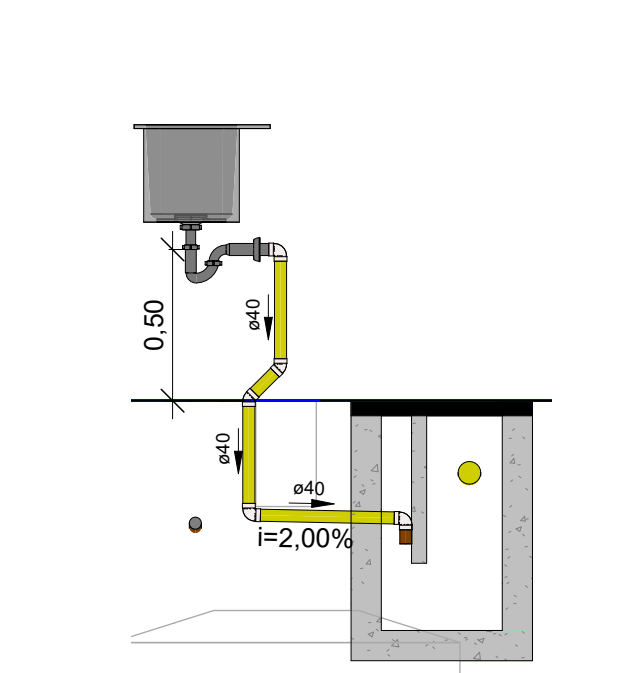


CORTE GG
ESCALA 1 : 25

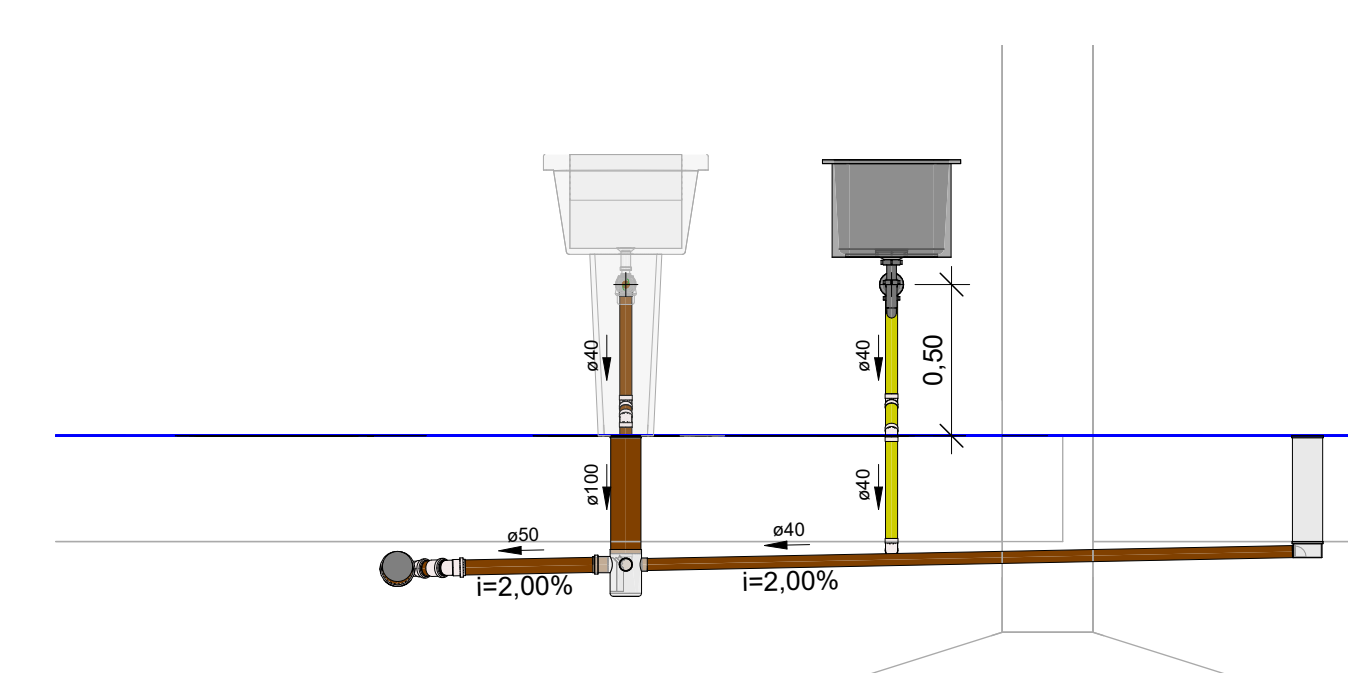


CORTE HH
ESCALA 1 : 25

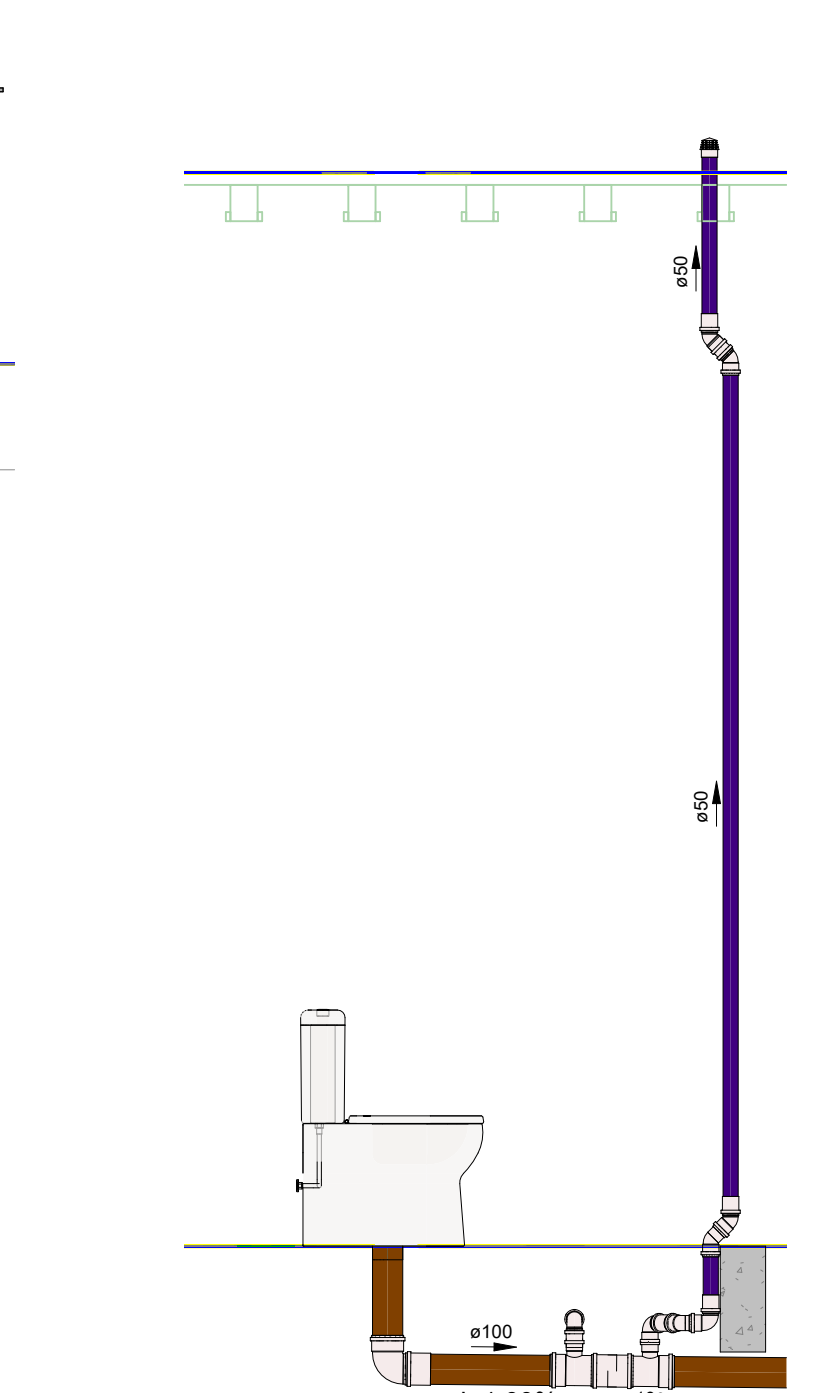

CORTE OO
ESCALA 1 : 25

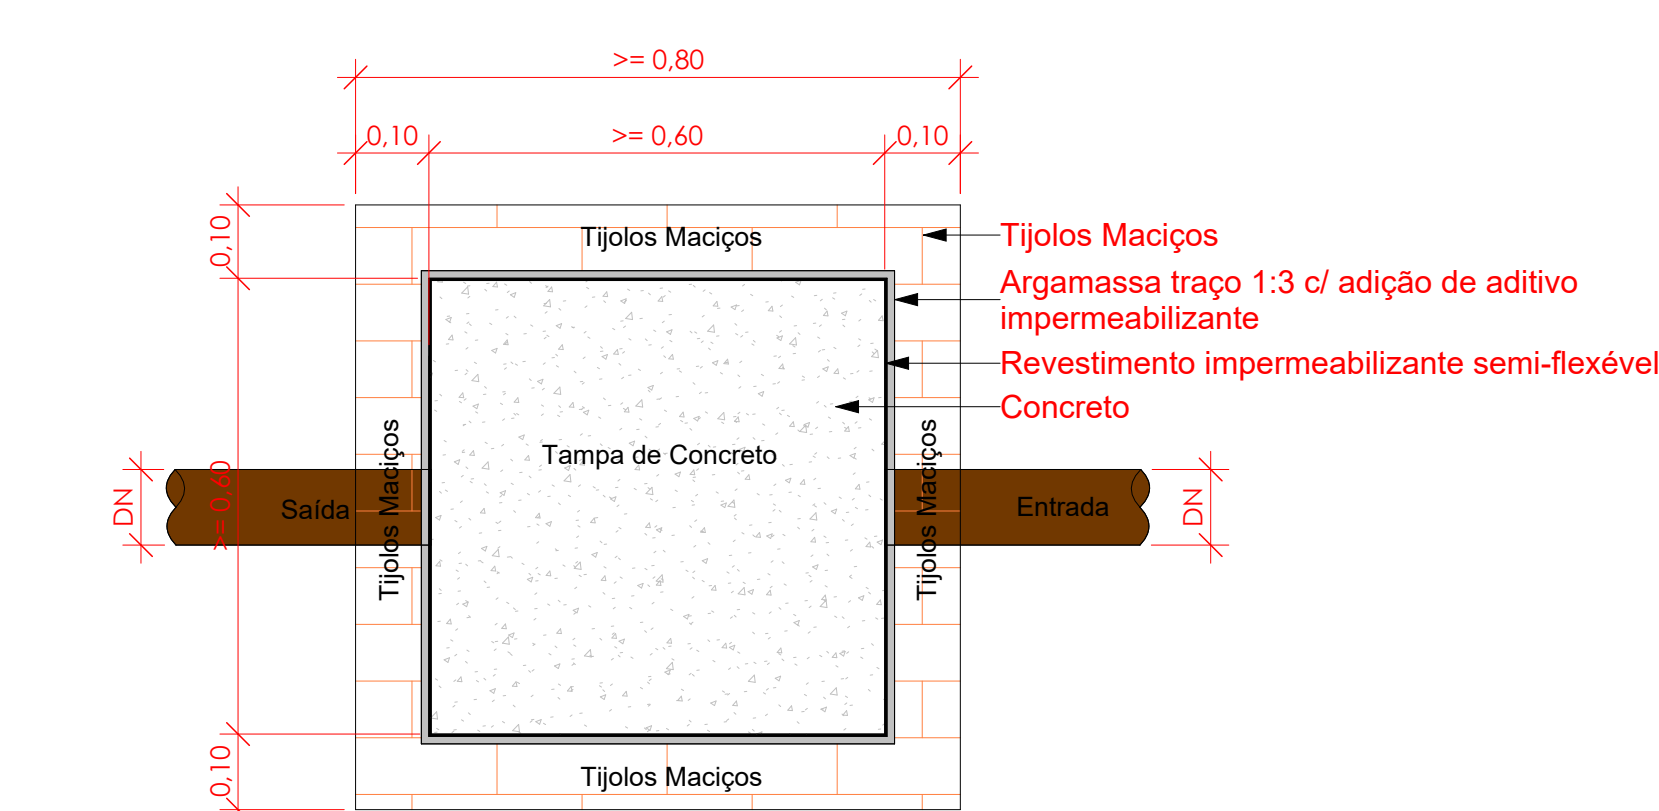

Planta Baixa - Caixa de inspeção
1 : 10

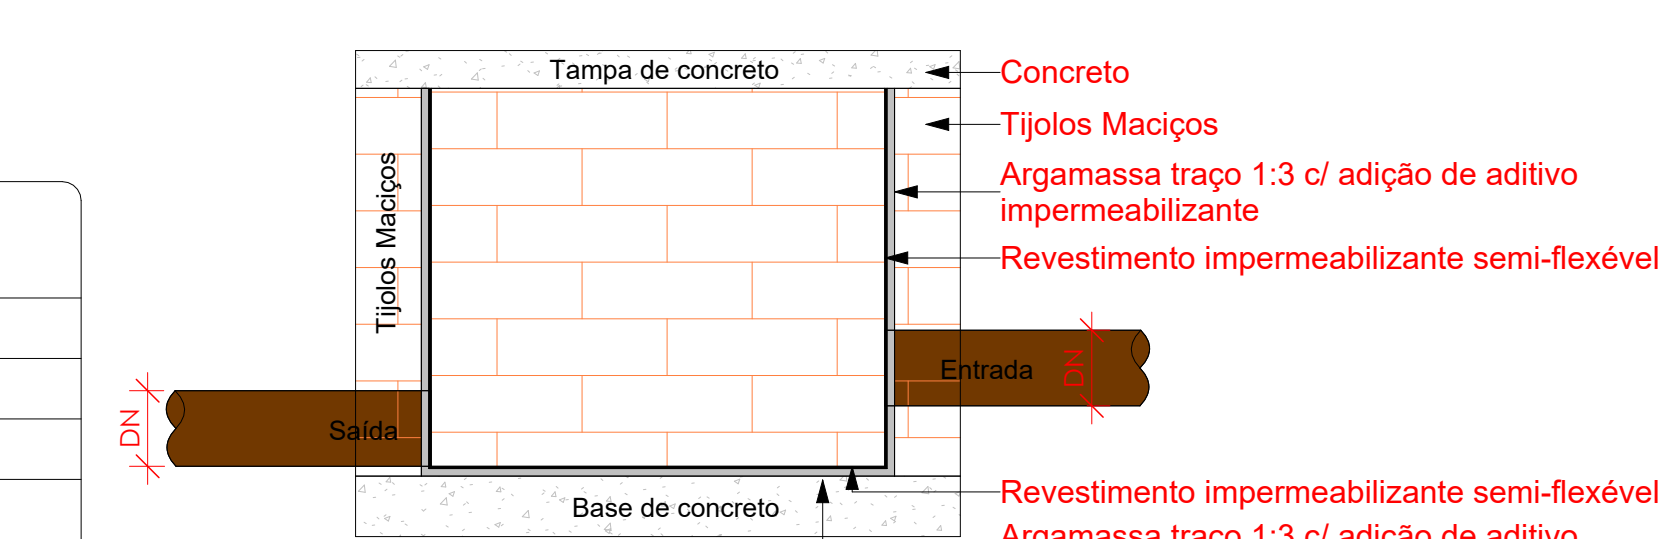

Corte lateral - Caixa de inspeção
1 : 10

CONFORME SUGERIDO PELA ABNT NBR 17074, É NECESSÁRIO UM ESTUDO TÉCNICO DO SOLO PARA VERIFICAÇÃO DA ABSORÇÃO DO SOLO EXISTENTE. O PRESENTE PROJETO NÃO CONTEMPLA OS DADOS DO SOLO LOCAL DESTA EMPREENDIMENTO. VISTO QUE NÃO FOI ENCAMINHADO PELA PREFEITURA, TOS CÁLCULOS AQUI DESCRITOS SÃO INTERPRETADOS COMO MODELO PADRÃO E QUE NÃO CARACTERIZAM A SITUAÇÃO REAL.

PROPRIETÁRIO: PREFEITURA MUNICIPAL DE SOUSA - PB
LINCOLN CARTAXO DE LIRA JÚNIOR:06897861405
PROJETO: LINCOLN CARTAXO DE LIRA JÚNIOR CREA 160.814.689-8

CONCEDENTE: PREFEITURA MUNICIPAL DE SOUSA - PB
CONVENIENTE: MUNICÍPIO DE SOUSA - PB
LOCAL: SOUSA - PB

DATA	01/07/2026	RUBRICA	DADOS
CÓPIA			CREA 160.814.689-8
VISTO			

FRANCHA: 02 / 03

DESCRIÇÃO: PLANTA BAIXA_TÉRREO - GERAL
PLANTA BAIXA_TÉRREO - ÁREA 01
CORTES

ESCALA: INDICADA

LCL PROJETOS

Av. Gov. Flavio R. Coutinho, 500, sl. 601
Jd. Oceania, 58037-005 - João Pessoa (PB)
Tel +55 99924.4447
e-mail: contato@lclprojetos.com

Av. Gov. Flavio R. Coutinho, 500, sl. 601
Jd. Oceania, 58037-005 - João Pessoa (PB)
Tel +55 99924.4447
e-mail: contato@lclprojetos.com

Av. Gov. Flavio R. Coutinho, 500, sl. 601
Jd. Oceania, 58037-005 - João Pessoa (PB)
Tel +55 99924.4447
e-mail: contato@lclprojetos.com



Anotação de Responsabilidade Técnica - ART
Lei nº 6.496, de 7 de dezembro de 1977

CREA-PB

ART OBRA / SERVIÇO
Nº PB20260846016

Conselho Regional de Engenharia e Agronomia da Paraíba

SUBSTITUIÇÃO à
 PB20260842429

1. Responsável Técnico

LINCOLN CARTAXO DE LIRA JUNIOR

Título profissional: **ENGENHEIRO CIVIL**

RNP: **1608146898**

Registro: **1608146898PB**

Empresa contratada: **LCL SERVIÇOS DE ENGENHARIA EIRELI - ME**

Registro : **0003461904-PB**

2. Dados do Contrato

Contratante: **MUNICÍPIO DE SOUSA**

RUA R CEL JOSE GOMES DE SA

Complemento:

Cidade: **SOUSA**

Bairro: **CENTRO**

UF: **PB**

CPF/CNPJ: **08.999.674/0001-53**

Nº: **27**

CEP: **58806000**

Contrato: **Não especificado**

Valor: **R\$ 6.000,00**

Ação Institucional: **Outros**

Celebrado em:

Tipo de contratante: **Pessoa Jurídica de Direito Público**

3. Dados da Obra/Serviço

RUA GENÉSIO GAMBARRA

Complemento:

Cidade: **SOUSA**

Data de Início: **01/04/2026**

Finalidade: **Escolar**

Proprietário: **MUNICÍPIO DE SOUSA**

Nº: **S/N**

Bairro: **ALTO DO CAPANEMA**

UF: **PB**

CEP: **58807650**

Previsão de término: **01/08/2026**

Coordenadas Geográficas: **0, 0**

Código: **Não Especificado**

CPF/CNPJ: **08.999.674/0001-53**

4. Atividade Técnica

	Quantidade	Unidade
14 - Elaboração		
80 - Projeto > ESTRUTURAS > ESTRUTURAS DE CONCRETO E ARGAMASSA ARMADA > #2.1.1 - DE ESTRUTURA DE CONCRETO ARMADO	1.753,41	m2
80 - Projeto > ESTRUTURAS > FUNDAÇÕES > DE FUNDAÇÕES SUPERFICIAIS > #2.9.1.2 - EM SAPATAS ISOLADAS	1.753,41	m2
80 - Projeto > CONSTRUÇÃO CIVIL > INSTALAÇÕES HIDROSSANITÁRIAS > #1.4.1 - DE SISTEMA DE ÁGUA POTÁVEL	1.753,41	m2
80 - Projeto > CONSTRUÇÃO CIVIL > INSTALAÇÕES HIDROSSANITÁRIAS > #1.4.2 - DE SISTEMA DE REDES DE ÁGUAS PLUVIAIS	1.753,41	m2
80 - Projeto > CONSTRUÇÃO CIVIL > INSTALAÇÕES HIDROSSANITÁRIAS > #1.4.3 - DE INSTALAÇÃO DE SISTEMA DE ESGOTO SANITÁRIO	1.753,41	m2
80 - Projeto > ELETROTÉCNICA > INSTALAÇÕES ELÉTRICAS > DE INSTALAÇÕES ELÉTRICAS EM BAIXA TENSÃO > #11.10.1.2 - PARA FINS COMERCIAIS	1.753,41	m2
38 - Especificação > ESTRUTURAS > ESTRUTURAS DE CONCRETO E ARGAMASSA ARMADA > #2.1.1 - DE ESTRUTURA DE CONCRETO ARMADO	1.753,41	m2
38 - Especificação > ESTRUTURAS > FUNDAÇÕES > DE FUNDAÇÕES SUPERFICIAIS > #2.9.1.2 - EM SAPATAS ISOLADAS	1.753,41	m2
38 - Especificação > CONSTRUÇÃO CIVIL > INSTALAÇÕES HIDROSSANITÁRIAS > #1.4.1 - DE SISTEMA DE ÁGUA POTÁVEL	1.753,41	m2
38 - Especificação > CONSTRUÇÃO CIVIL > INSTALAÇÕES HIDROSSANITÁRIAS > #1.4.2 - DE SISTEMA DE REDES DE ÁGUAS PLUVIAIS	1.753,41	m2
38 - Especificação > CONSTRUÇÃO CIVIL > INSTALAÇÕES HIDROSSANITÁRIAS > #1.4.3 - DE INSTALAÇÃO DE SISTEMA DE ESGOTO SANITÁRIO	1.753,41	m2
38 - Especificação > ELETROTÉCNICA > INSTALAÇÕES ELÉTRICAS > DE INSTALAÇÕES ELÉTRICAS EM BAIXA TENSÃO > #11.10.1.2 - PARA FINS COMERCIAIS	1.753,41	m2
35 - Elaboração de orçamento > ESTRUTURAS > ESTRUTURAS DE CONCRETO E ARGAMASSA ARMADA > #2.1.1 - DE ESTRUTURA DE CONCRETO ARMADO	1.753,41	m2

A autenticidade desta ART pode ser verificada em: <http://crea-pb.sitac.com.br/publico/>, com a chave: By1W3
 Impresso em: 16/07/2026 às 08:57:56 por: , ip: 191.33.80.129

sic.creapb.org.br

Tel: (83) 3533 2525

creapb@creapb.org.br

Fax:



CREA-PB
 Conselho Regional de Engenharia
 e Agronomia da Paraíba





Anotação de Responsabilidade Técnica - ART
Lei nº 6.496, de 7 de dezembro de 1977

CREA-PB

ART OBRA / SERVIÇO
Nº PB20260846016

Conselho Regional de Engenharia e Agronomia da Paraíba

SUBSTITUIÇÃO à
 PB20260842429

35 - Elaboração de orçamento > ESTRUTURAS > FUNDAÇÕES > DE FUNDAÇÕES SUPERFICIAIS > #2.9.1.2 - EM SAPATAS ISOLADAS	1.753,41	m2
35 - Elaboração de orçamento > CONSTRUÇÃO CIVIL > INSTALAÇÕES HIDROSSANITÁRIAS > #1.4.1 - DE SISTEMA DE ÁGUA POTÁVEL	1.753,41	m2
35 - Elaboração de orçamento > CONSTRUÇÃO CIVIL > INSTALAÇÕES HIDROSSANITÁRIAS > #1.4.2 - DE SISTEMA DE REDES DE ÁGUAS PLUVIAIS	1.753,41	m2
35 - Elaboração de orçamento > CONSTRUÇÃO CIVIL > INSTALAÇÕES HIDROSSANITÁRIAS > #1.4.3 - DE INSTALAÇÃO DE SISTEMA DE ESGOTO SANITÁRIO	1.753,41	m2
35 - Elaboração de orçamento > ELETROTÉCNICA > INSTALAÇÕES ELÉTRICAS > DE INSTALAÇÕES ELÉTRICAS EM BAIXA TENSÃO > #11.10.1.2 - PARA FINS COMERCIAIS	1.753,41	m2

Após a conclusão das atividades técnicas o profissional deve proceder a baixa desta ART

5. Observações

ELABORAÇÃO DE PROJETOS COMPLEMENTARES, ORÇAMENTO E ESPECIFICAÇÕES, REFERENTE À CONSTRUÇÃO DA ESCOLA MUNICIPAL TONZINHO GADELHA, NO MUNICÍPIO DE SOUSA-PB.

6. Declarações

- Cláusula Compromissória: Qualquer conflito ou litígio originado do presente contrato, bem como sua interpretação ou execução, será resolvido por arbitragem, de acordo com a Lei no. 9.307, de 23 de setembro de 1996, por meio do Centro de Mediação e Arbitragem - CMA vinculado ao Crea-PB, nos termos do respectivo regulamento de arbitragem que, expressamente, as partes declaram concordar.

- Declaro que estou cumprindo as regras de acessibilidade previstas nas normas técnicas da ABNT, na legislação específica e no decreto n. 5296/2004.

7. Entidade de Classe

NENHUMA - NAO OPTANTE

LINCOLN CARTAXO DE LIRA
 JUNIOR:06897861405

Assinado de forma digital por LINCOLN
 CARTAXO DE LIRA JUNIOR:06897861405
 Dados: 2026.07.16 09:01:39 -03'00'

8. Assinaturas

Declaro serem verdadeiras as informações acima

LINCOLN CARTAXO DE LIRA JUNIOR - CPF: 068.978.614-05

_____, _____ de _____ de _____
 Local data

MUNICÍPIO DE SOUSA - CNPJ: 08.999.674/0001-53

9. Informações

* A ART é válida somente quando quitada, mediante apresentação do comprovante do pagamento ou conferência no site do Crea.

10. Valor

Esta ART é isenta de taxa

Registrada em: 16/07/2026

A autenticidade desta ART pode ser verificada em: <http://crea-pb.sitac.com.br/publico/>, com a chave: By1W3
 Impresso em: 16/07/2026 às 08:57:56 por: , ip: 191.33.80.129

sic.creapb.org.br
 Tel: (83) 3533 2525

creapb@creapb.org.br
 Fax:



CREA-PB
 Conselho Regional de Engenharia
 e Agronomia da Paraíba





1. RESPONSÁVEL TÉCNICO

Nome Civil/Social: RAYSSA GADELHA MOREIRA DO NASCIMENTO
Título Profissional: Arquiteto(a) e Urbanista

CPF: 090.XXX.XXX-46
Nº do Registro: 00A1587358

2. DETALHES DO RRT

Nº do RRT: SI16883199I00CT001
Data de Cadastro: 15/05/2026
Data de Registro: 19/05/2026

Modalidade: RRT SIMPLES
Forma de Registro: INICIAL
Forma de Participação: INDIVIDUAL

2.1 Valor do RRT

Valor do RRT: R\$130,64 Boleto nº 24596355 Pago em: 19/05/2026

3. DADOS DO SERVIÇO/CONTRATANTE

3.1 Serviço 001

Contratante: Prefeitura Municipal de Sousa
Tipo: Pessoa Jurídica de Direito Público
Valor do Serviço/Honorários: R\$8.000,00

CPF/CNPJ: 08.XXX.XXX/0001-53
Data de Início: 15/05/2026
Data de Previsão de Término: 16/05/2027

3.1.1 Endereço da Obra/Serviço

País: Brasil
Tipo Logradouro: R
Logradouro: R GENESIO GAMBARRA
Bairro: ALTO DO CAPANEMA

CEP: 58807650
Nº: 32
Complemento: ESOLA MUNICIPAL ENSINO
FUNDAMENTAL TOZINHO GADELHA
Cidade/UF: Sousa/PB

3.1.2 Atividade(s) Técnica(s)

Grupo: PROJETO
Atividade: 1.1.2 - Projeto arquitetônico
Grupo: PROJETO
Atividade: 1.7.1 - Memorial descritivo

Quantidade: 1.043,00
Unidade: metro quadrado
Quantidade: 1.043,00
Unidade: metro quadrado

3.1.3 Tipologia

Tipologia: Educacional

3.1.4 Descrição da Obra/Serviço

PROJETO ARQUITETÔNICO ESCOLAR - ESCOLA MUNICIPAL DE ENSINO FUNDAMENTAL TOZINHO GADELHA

3.1.5 Declaração de Acessibilidade

Declaro o atendimento às regras de acessibilidade previstas em legislação e em normas técnicas pertinentes para as edificações abertas ao público, de uso público ou privativas de uso coletivo, conforme § 1º do art. 56 da Lei nº 13146, de 06 de julho de 2015.

**CAU/BR**Conselho de Arquitetura
e Urbanismo do Brasil**RRT 16883199**

Registro de Responsabilidade Técnica - RRT

4. RRT VINCULADO POR FORMA DE REGISTRO

Nº do RRT	Contratante	Forma de Registro	Data de Registro
SI16883199I00CT001	Prefeitura Municipal de Sousa	INICIAL	15/05/2026

5. DECLARAÇÃO DE VERACIDADE

Declaro para os devidos fins de direitos e obrigações, sob as penas previstas na legislação vigente, que as informações cadastradas neste RRT são verdadeiras e de minha responsabilidade técnica e civil.

6. ASSINATURA ELETRÔNICA

Documento assinado eletronicamente por meio do SICCAU do arquiteto(a) e urbanista RAYSSA GADELHA MOREIRA DO NASCIMENTO, registro CAU nº 00A1587358, na data e hora: 2026-05-15 13:18:45, com o uso de login e de senha. O **CPF/CNPJ** está oculto visando proteger os direitos fundamentais de liberdade, privacidade e o livre desenvolvimento da personalidade da pessoa natural (**LGPD**).

