



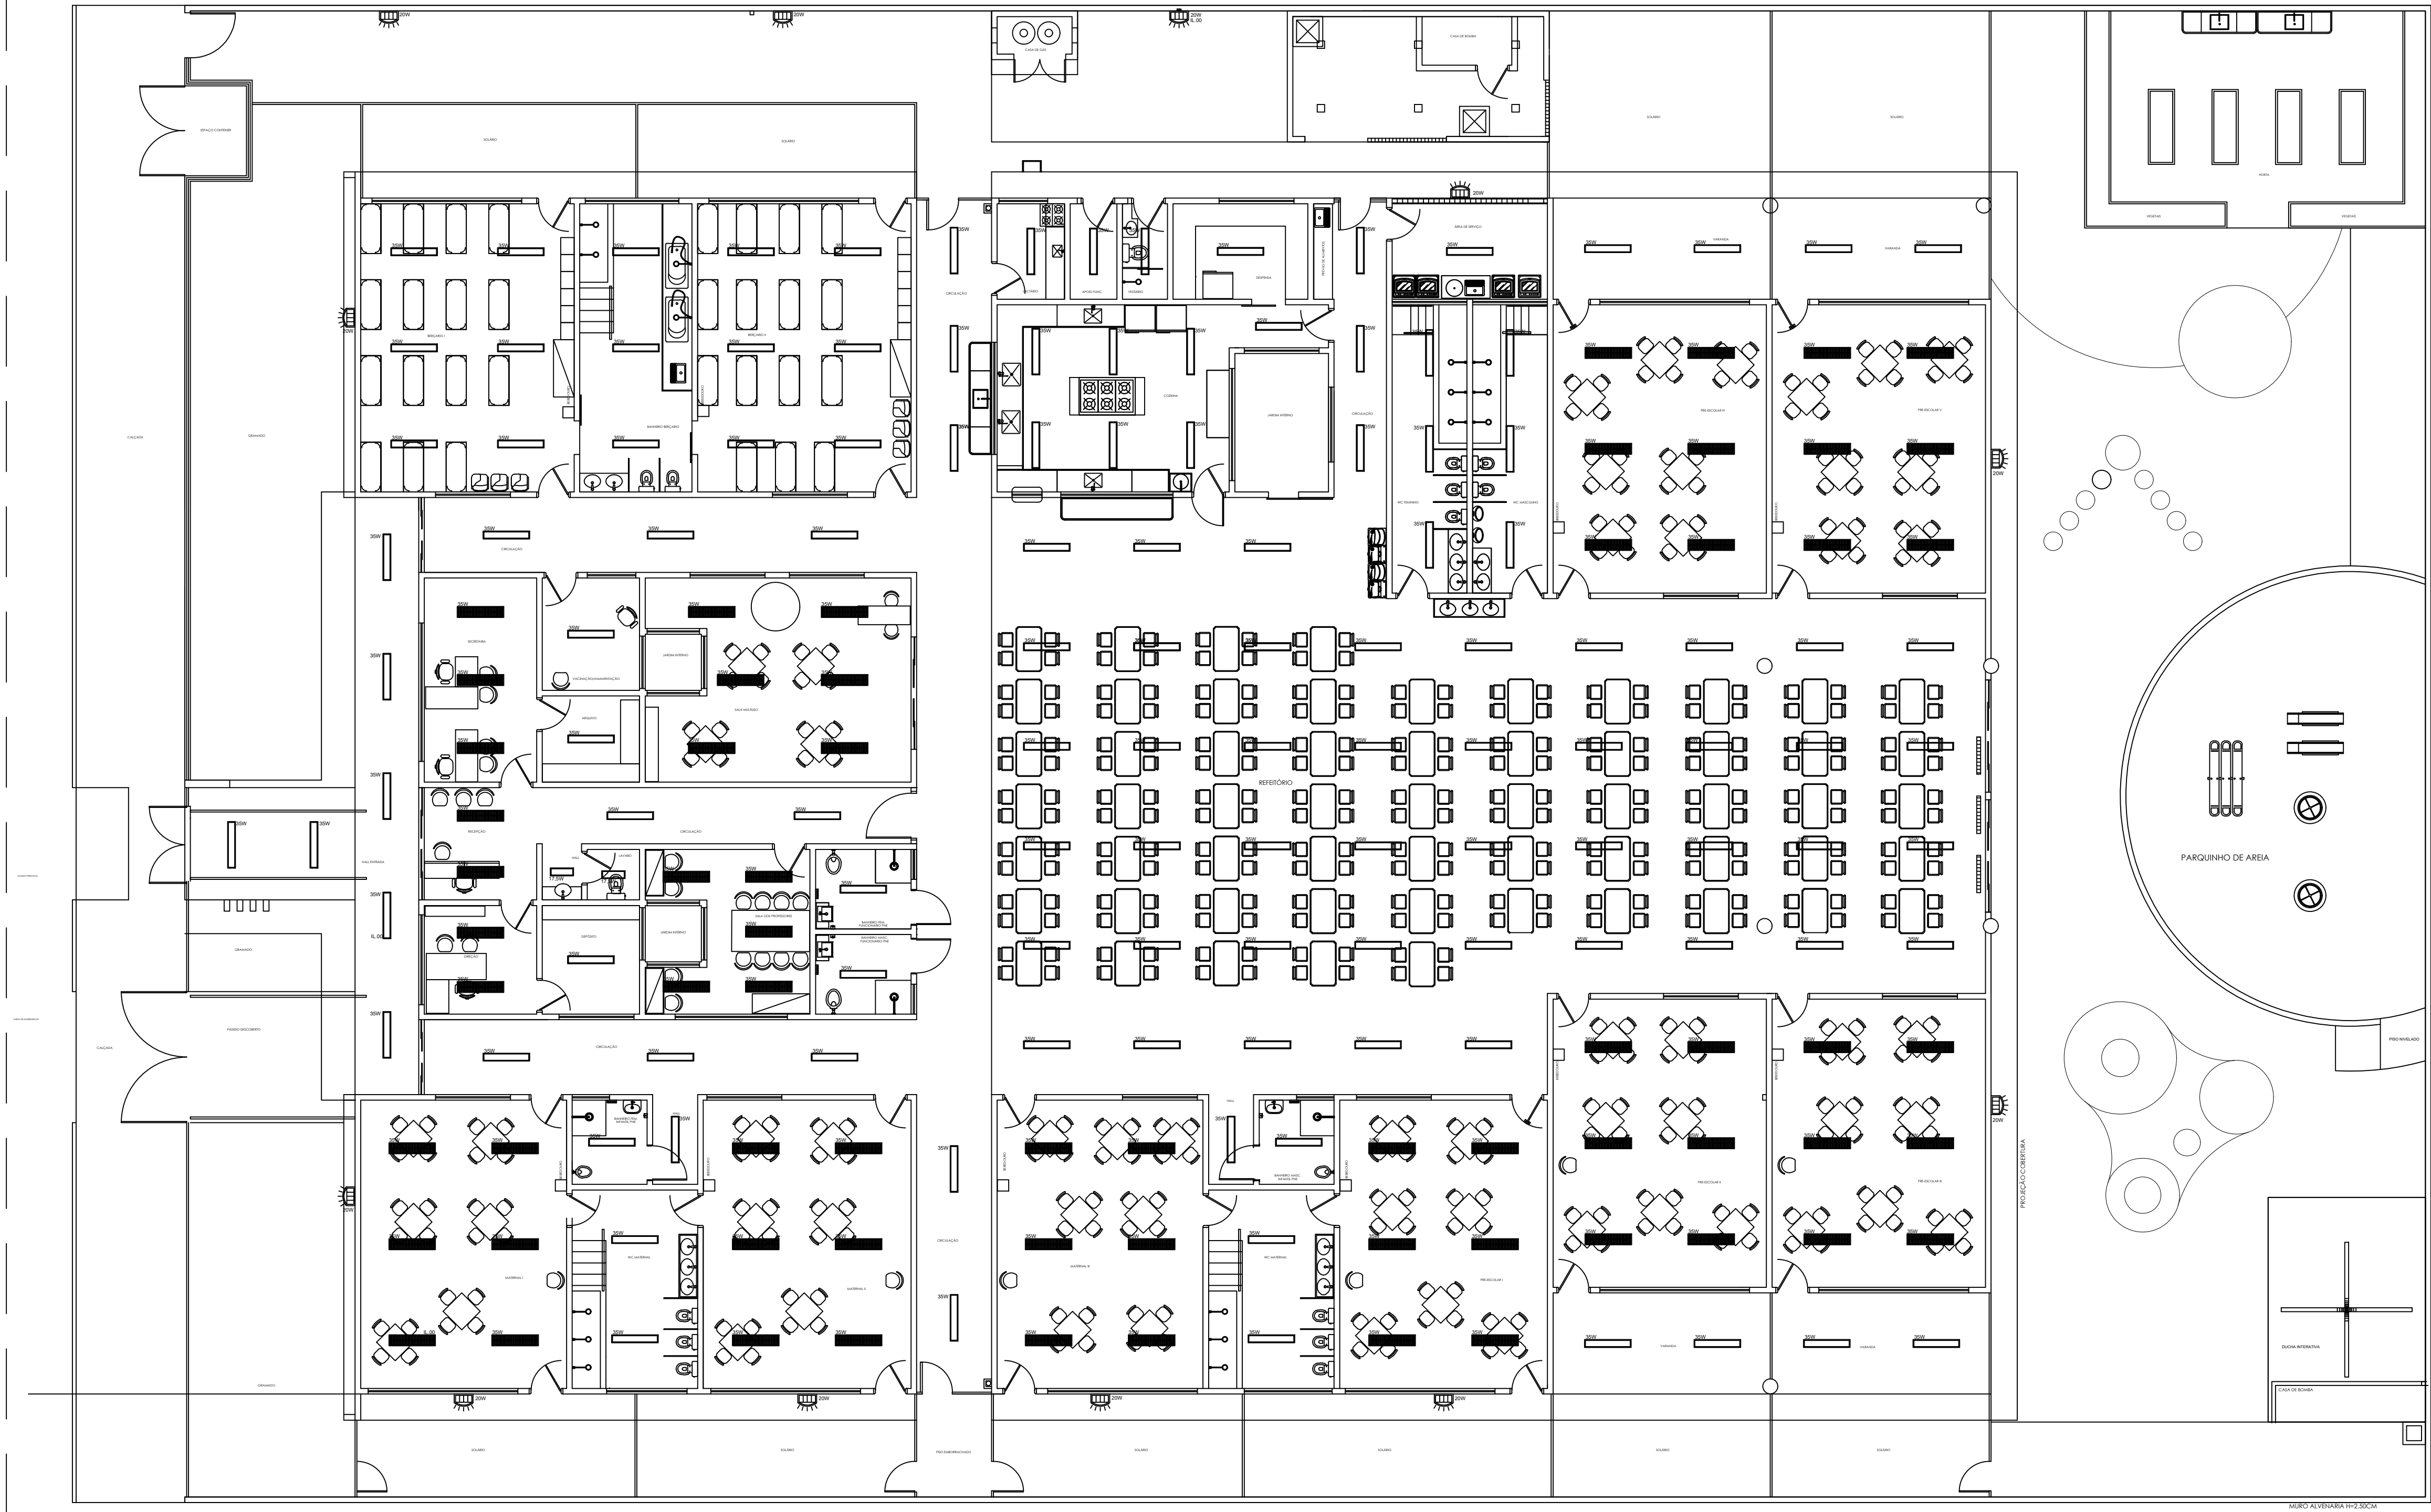


LEGENDA	
SÍMBOLO	EPECIFICAÇÃO
	- LUMINÁRIA LED 35W, 4000K, 3580 lm, COM ALETA, DE EMBUTIR, REF. LAA2-E3500840, FABRICAÇÃO LUMICENTER OU EQUIVALENTE TÉCNICO.
	- LUMINÁRIA LED 35W, 4000K, 4.070 lm, SEM ALETA, DE EMBUTIR, REF. LHT42-E4000840, FABRICAÇÃO LUMICENTER OU EQUIVALENTE TÉCNICO.
	- LUMINÁRIA LED 17,5W, 4000K, 2.000 lm, SEM ALETA, DE EMBUTIR, REF. LHT41-E2000840, FABRICAÇÃO LUMICENTER OU EQUIVALENTE TÉCNICO.

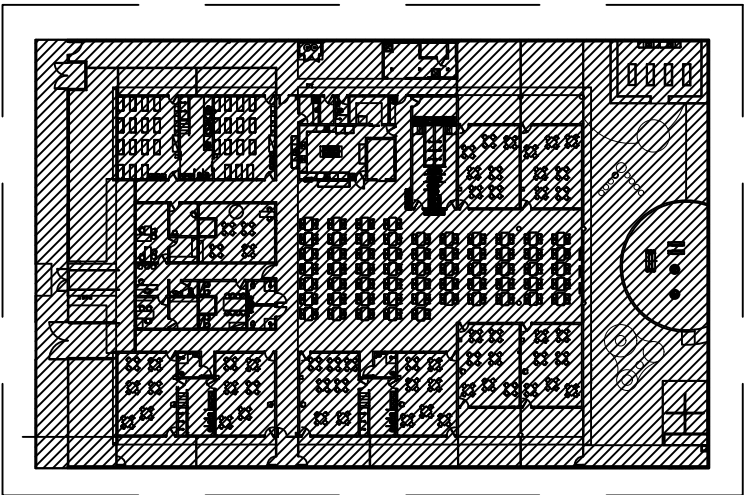


ENERGIA COMERCIAL - ILUMINAÇÃO
PLANTA BAIXA DE LOCAÇÃO
ESCALA: 1/500


R00	31/05/2025	EMIÇÃO INICIAL	CYLAS	CYLAS	
REV.	DATA	DESCRIÇÃO	ELAB.	APROV.	

GOVERNO DO ESTADO DE PERNAMBUCO SECRETARIA DE PROJETOS ESTRATÉGICOS DE PERNAMBUCO ESCRITÓRIO DE PROJETOS	
MUNICÍPIO DE VENTUROSA PREFEITURA MUNICIPAL DE VENTUROSA/PE	
OBJETO: PROJETO PADRÃO DE CRECHE 10 SALAS	
CONTRATANTE: Secretaria de Projetos Estratégicos (SEPE)	RESPONSÁVEL EXECUTOR: MUNICÍPIO DE VENTUROSA/PE
LOCALIZAÇÃO: Travessa Antônio Cazuza, Rio dos Bois Venturosa/PE	ESPECIÉ: PROJETO BÁSICO
PROPRIETÁRIO: Ana Paula Cascão CPF: 007.763.664-32	RESPONSÁVEL LEGAL DO MUNICÍPIO: KELVIN DOUGLAS CAVALCANTI ALMEIDA/99307832471 Assinado de forma digital por KELVIN DOUGLAS CAVALCANTI ALMEIDA/99307832471 Kelvin Douglas Cavalcanti Almeida PREFEITO
PROJETISTA(S): Cylas Pagueti Junior CREA/PE: 180.378.010-00	RESPONSÁVEL TÉCNICO DO MUNICÍPIO: Joabson Camêlo dos Santos CREA/PE: 181696455-7/PE
DISCIPLINA: PROJETO DAS INSTALAÇÕES ELÉTRICAS	
CONTEÚDO: PAGINAÇÃO LUMINÁRIAS X FORRO	
ESCALA: INDICADA	DATA: ABR/2026
COORDENAÇÃO: GOVPE-SEE-PADRÃO-UPR-CRECHE TP 6-01E-PROD-002.dwg	
PRIMEIRA: 02/11 R0	

 


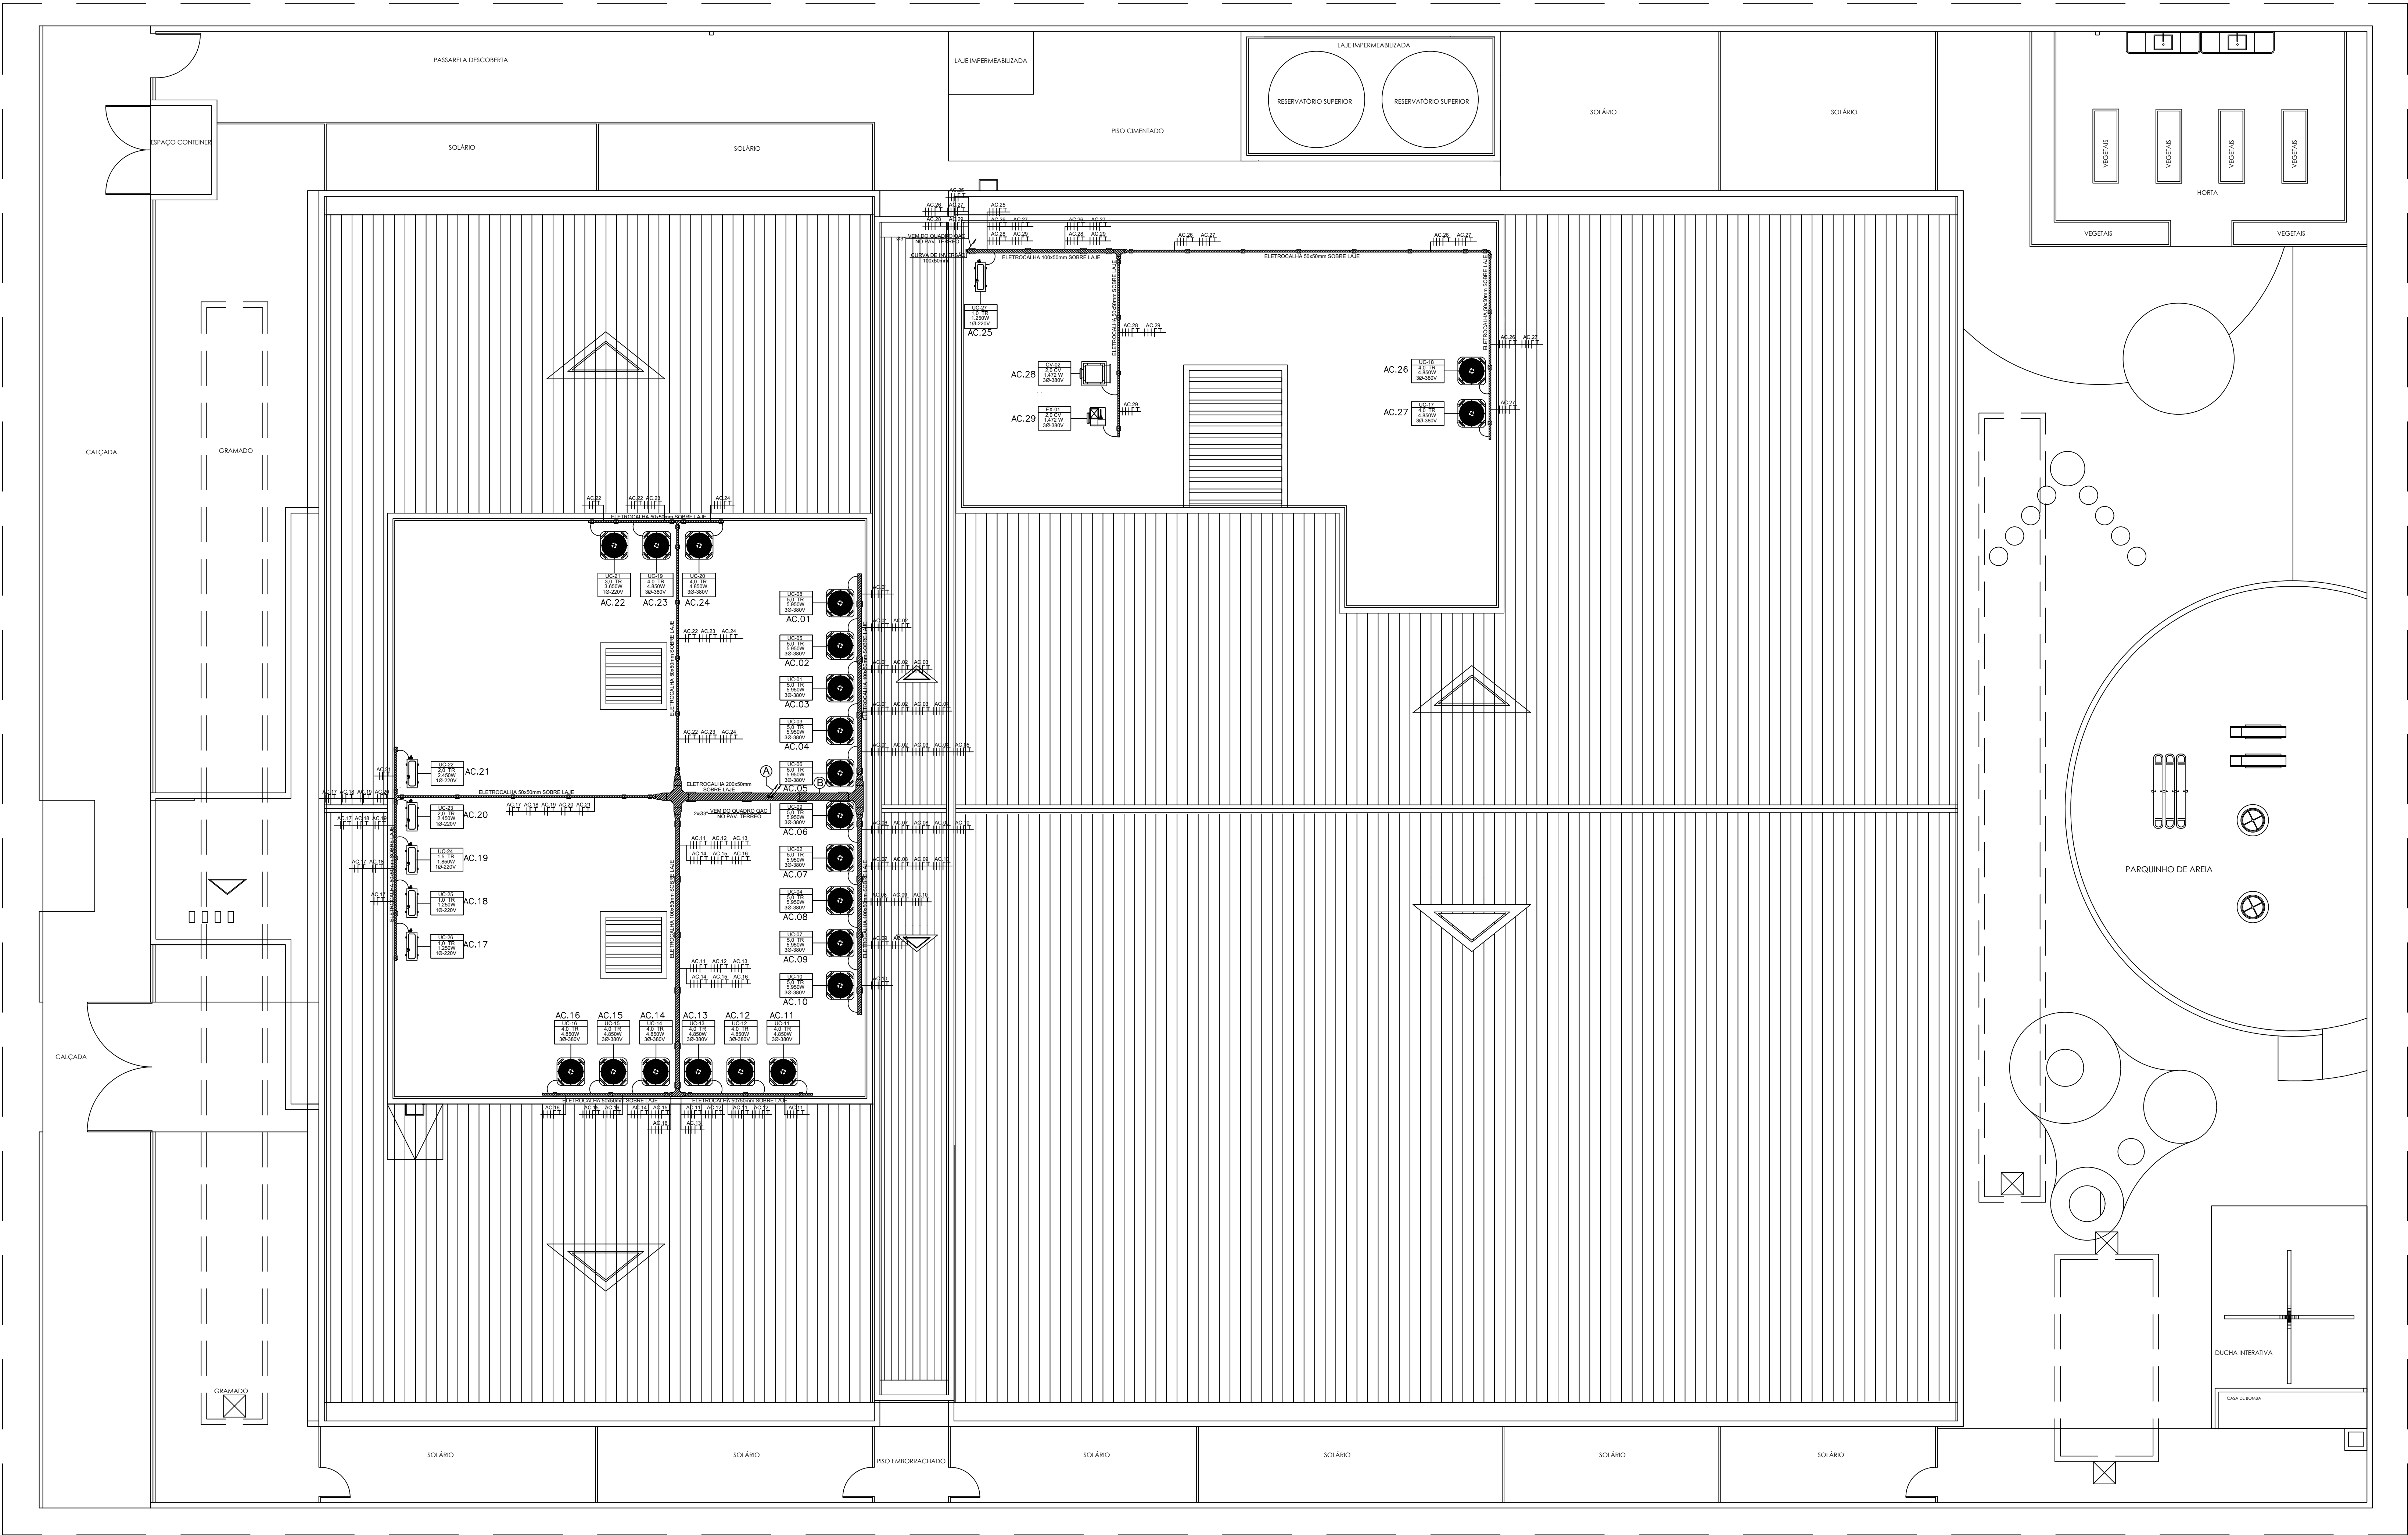


ENERGIA ELÉTRICA PARA AR CONDICIONADO
01 PLANTA BAIXA - COBERTURA - CRECHE 10 SALAS
ESCALA: 1/75

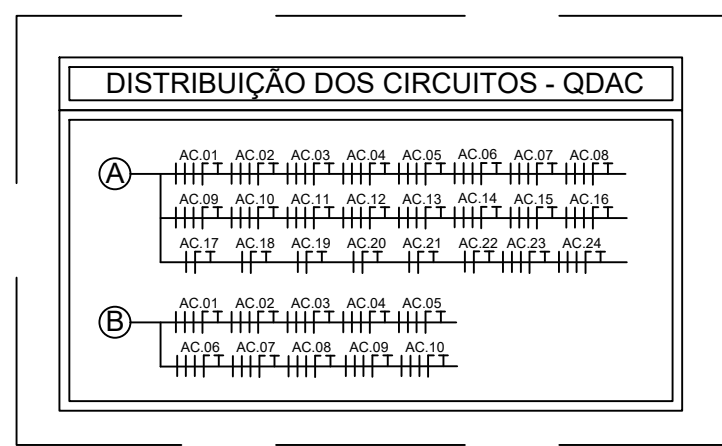

ENERGIA ELÉTRICA PARA AR CONDICIONADO
01 DISTRIBUIÇÃO DOS CIRCUITOS QDQAC
ESCALA: 1/75

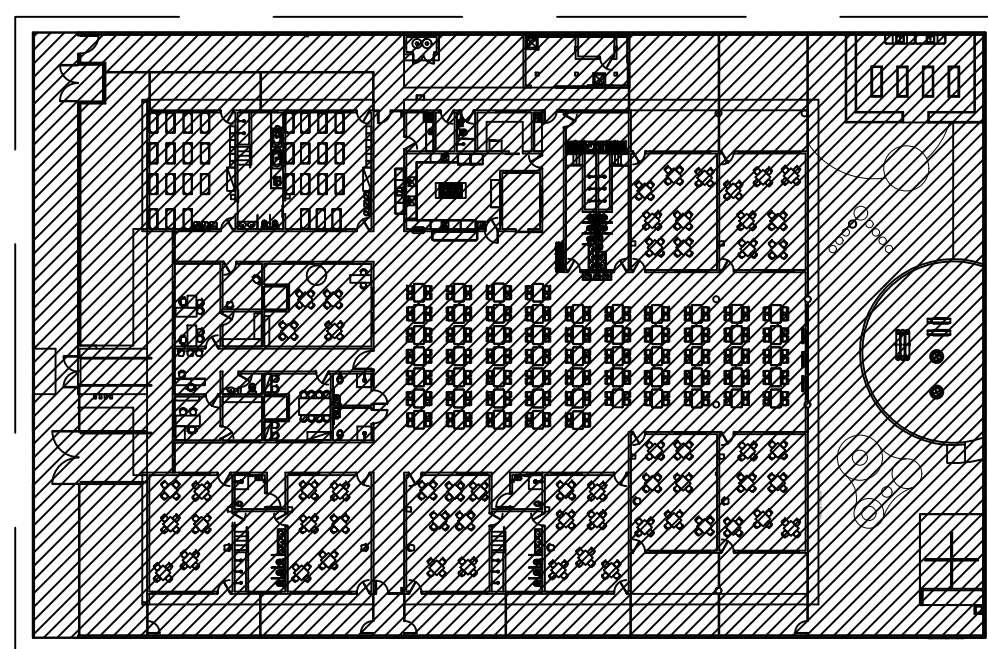


ENERGIA COMERCIAL - AR CONDICIONADO
07 PLANTA BAIXA DE LOCAÇÃO
ESCALA: 1/500

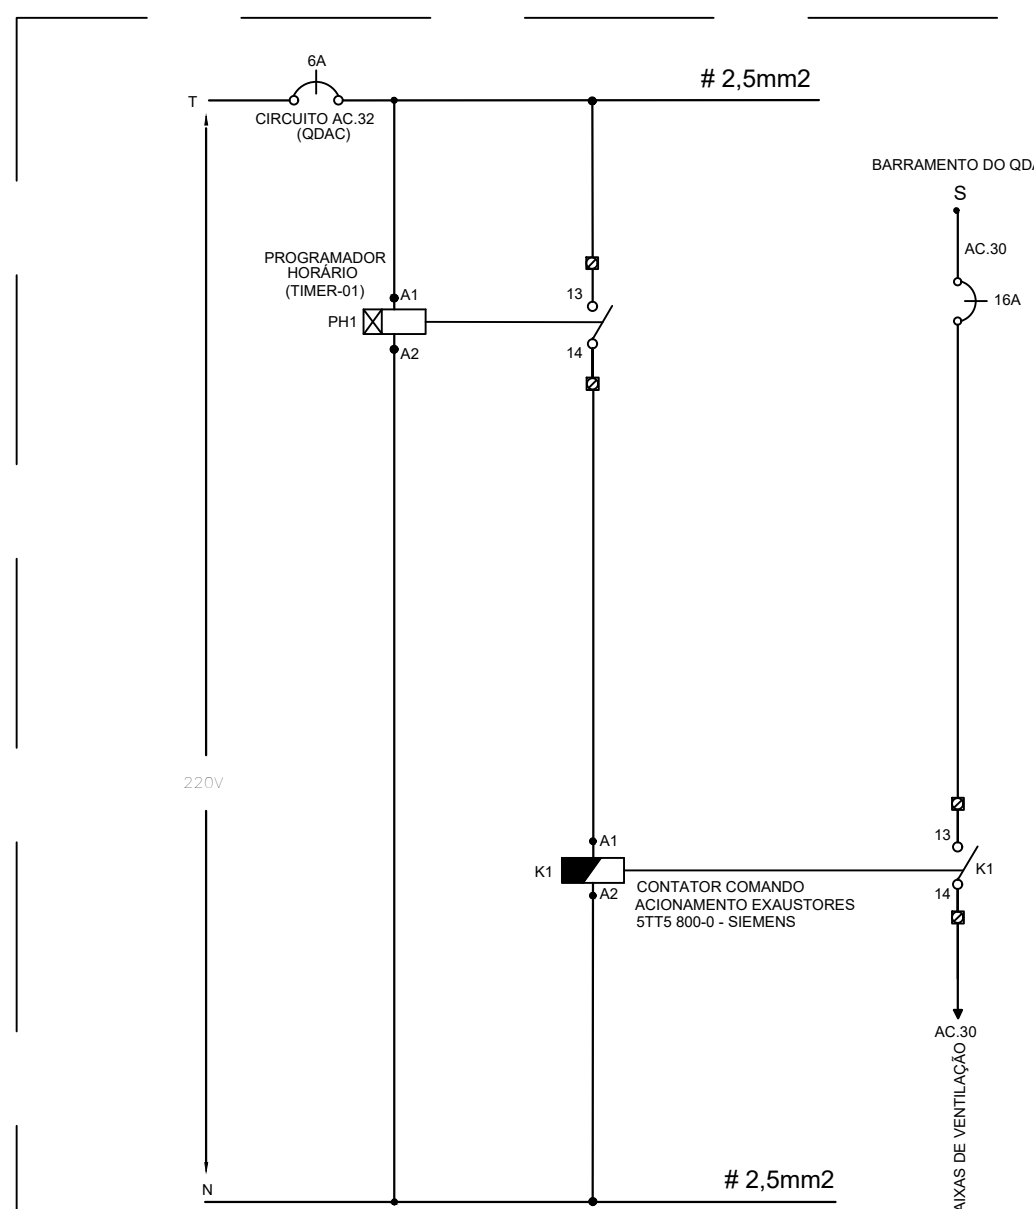

PROGRAMAÇÃO			
DESCRIÇÃO	ATENDIMENTO	USUÁRIO	FUNCIONAMENTO
AUTOMAÇÃO 01	AUTOMAÇÃO CASA DE VENTILAÇÃO	USUÁRIO	1 2 3 100

ENERGIA ELÉTRICA PARA AR CONDICIONADO
03 DIAGRAMAS DE COMANDO QUADRO QDQAC
ESCALA: SEM ESCALA

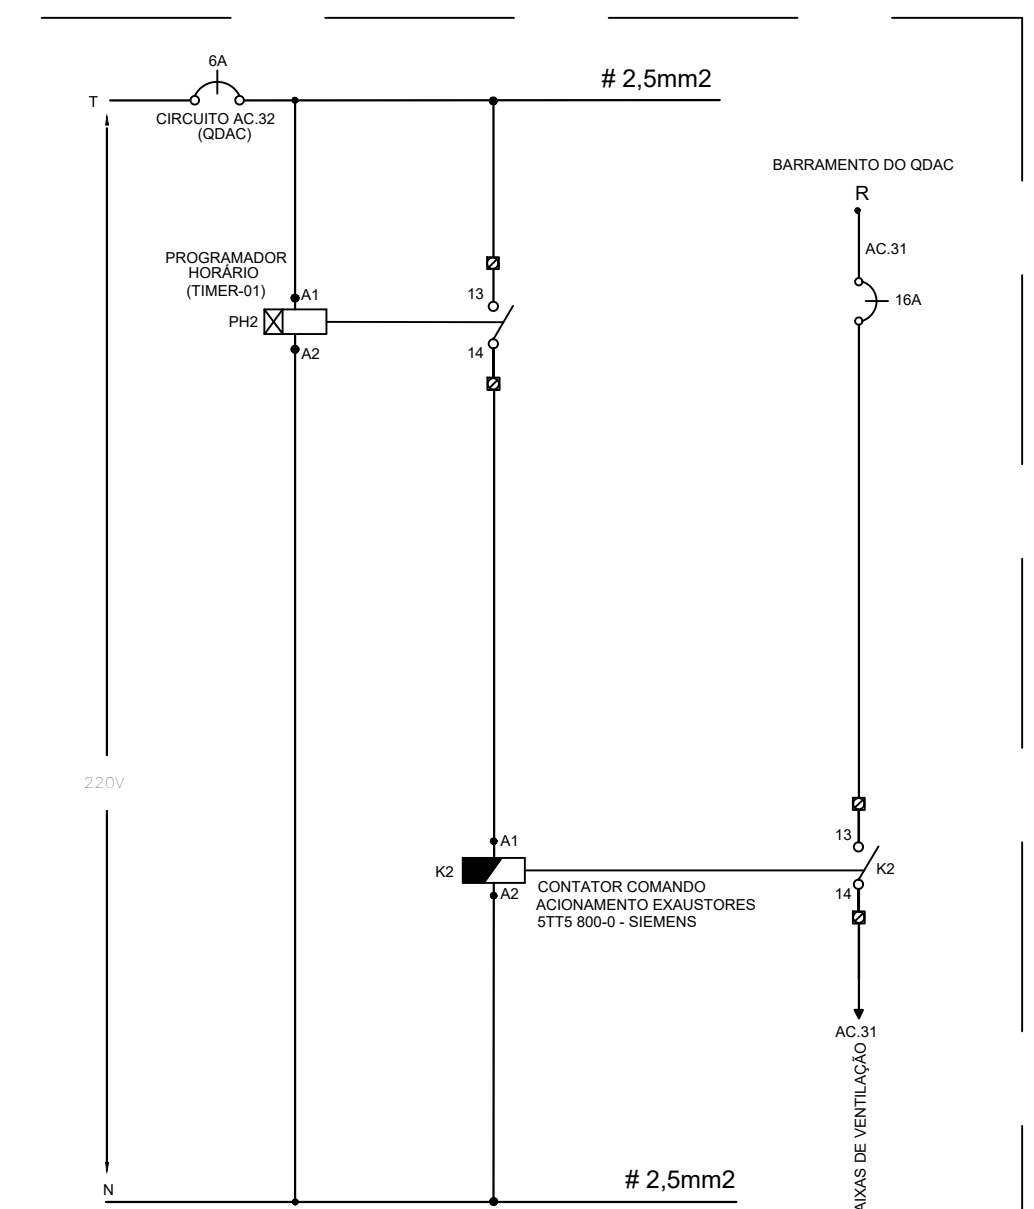

PROGRAMAÇÃO			
DESCRIÇÃO	ATENDIMENTO	USUÁRIO	FUNCIONAMENTO
AUTOMAÇÃO 01	AUTOMAÇÃO CASA DE VENTILAÇÃO	USUÁRIO	1 2 3 100

LEGENDA	
SÍMBOLO	ESPECIFICAÇÃO
	- ELETRODUTO METÁLICO FLEXÍVEL, TIPO SEAL TUBE, Ø3/4" PARA OS NÃO COTADOS
	- ELETRODUTO DE PVC RÍGIDO, SOBRE O FORRO, Ø3/4" PARA OS NÃO COTADOS EM PLANTA
	- INDICAÇÃO QUE DESCE DO SOBE
	- CONDULETES MÚLTIPLOS "L, T, X"
	- QUADRO DE DISTRIBUIÇÃO ELÉTRICA
	- CABEAMENTO ELÉTRICO FASE, NEUTRO, TERRA E RETORNO RESPECTIVAMENTE
	- ELETROCALHA 1/2", LISA, COM TAMPA, MEDIDA INDICADA

OBSERVAÇÕES:
01 - MEDIDAS EM METRO EXCETO INDICADA.
02 - OS ELETRODUTOS SOBRE O FORRO DEVERÃO TER SUSTENTAÇÃO A CADA 1,0 METRO NO MÁXIMO.
03 - TODOS OS ELETRODUTOS E CONDULETES INSTALADOS DE FORMA APARENTE, DEVEM SER EM FERRO

NOTAS:
1. OS CONDUTORES PARA CIRCUITOS DE FORÇA DEVEM SER EM COBRE COM ISOLAÇÃO PARA 750V, NÃO HALOGENADOS DEVENDO OBEDECER O SEGUINTE PADRÃO DE CORES:
FASE - PRETA
NEUTRO - AZUL ESCURO
TERRA - VERDE
2. TODOS OS ELETRODUTOS SERÃO DE 3/4" PVC, EXCETO INDICADO.
3. AS PLAQUETAS DE IDENTIFICAÇÃO A SEREM INSTALADAS NAS PORTAS DOS QUADROS, DEVEM SER DO TIPO ACRÍLICAS, NA COR PRETA COM LEGENDAS NA COR BRANCA.



R.00	31/05/2025	EMIÇÃO INICIAL	CYLAS	CYLAS	
REV.	DATA	DESCRIÇÃO	ELAB.	APROV.	

Secretaria de Educação e Esportes	GOVERNO DO ESTADO DE PERNAMBUCO SECRETARIA DE PROJETOS ESTRATÉGICOS DE PERNAMBUCO ESCRITÓRIO DE PROJETOS
-----------------------------------	--

MUNICÍPIO DE VENTUROSA PREFEITURA MUNICIPAL DE VENTUROSA/PE	MUNICÍPIO DE VENTUROSA PREFEITURA MUNICIPAL DE VENTUROSA/PE
--	--


OBJETO: PROJETO PADRÃO DE CRECHE 10 SALAS	
CONTRATANTE: Secretaria de Projetos Estratégicos (SEPE)	RESPONSÁVEL EXECUTOR: MUNICÍPIO DE VENTUROSA/PE
LOCALIZAÇÃO: Travessa Antônio Canzau, Rio dos Bois Venturosa/PE	ETAPA: PROJETO BÁSICO
PROPRIETÁRIO: Ana Paula Cascão CPF: 007.763.664-32	RESPRESENTANTE LEGAL DO MUNICÍPIO: Assinado de forma digital por KELVIN DOUGLAS CAVALCANTI ALMEIDA.09307832471 KELVIN DOUGLAS CAVALCANTI ALMEIDA.09307832471
PROJETISTA: Cylas Paguetti Junior CREA/PE: 180.378.010-00	RESPONSÁVEL TÉCNICO DO MUNICÍPIO: Joabson Camêlo dos Santos CREA/PE: 181696455-7/PE

ESCALA: INDICADA	DATA: ABR/2026	COORDENAÇÃO: GOVPE-SEE-FACORAD-LIO- CRECHE10-B-ELE-PROJ-RO.dwg	PRONÓIA: 05/11 R0
---------------------	-------------------	---	----------------------

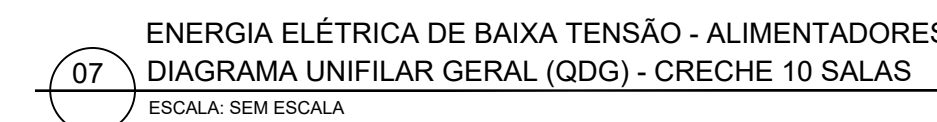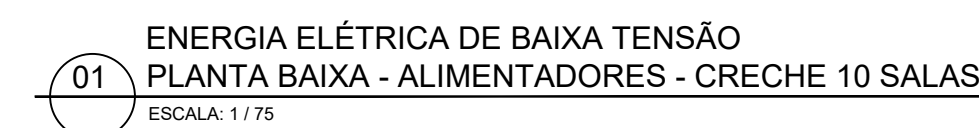

OBS1. CONDUTORES DIMENSIONADOS PARA UMA QUEDA DE TENSÃO MÁXIMA DE 2,0%
OBS2. NO CÁLCULO DO ALIMENTADOR GERAL FOI CONSIDERADO UM AUMENTO DE CARGA DE 20%
FATOR TEMPERATURA(K1=1) E FATOR AGRUPAMENTO(K2=1)

06 ENERGIA ELÉTRICA DE BAIXA TENSÃO - ALIMENTADORES
QUADRO DE CARGAS GERAL (QDG) - CRECHE 10 SALAS
ESCALA: SEM ESCALA

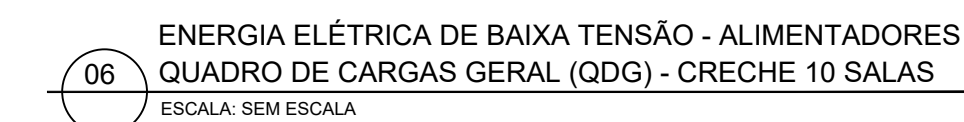

OBSERVAÇÕES:

01 - MEDIDAS EM METRO EXCETO INDEADA.

02 - OS ELETRODUTOS SOBRE O FORRO DEVERÃO TER SUSTENTAÇÃO A CADA 1,0 METRO NO MÁXIMO.

03 - TODOS OS ELETRODUTOS E CONDULETES INSTALADOS DE FORMA APARENTE, DEVEM SER EM FERRO


NOTAS:

1. OS CONDUTORES PARA CIRCUITOS DE FORÇA DEVEREM SER EM COBRE COM ISOLAÇÃO PARA 750V, NÃO HALOGENADOS DEVENDO OBEDECER O SEGUINTE PADRÃO DE CORES:
FASE - PRETA
NEUTRO - AZUL ESCURO
TERRA - VERDE
2. TODOS OS ELETRODUTOS SERÃO DE 3/4" PVC, EXCETO INDICADO.
3. AS PLAQUETAS DE IDENTIFICAÇÃO A SEREM INSTALADAS NAS PORTAS DOS QUADROS, DEVEREM SER DO TIPO ABELHAS COM O LOGO PRETA COM O LEGENDADO A SEGUIR:






R.00	31/05/2025	EMISSÃO INICIAL	CYLAS	CYLAS
REV.	DATA	DESCRIÇÃO	ELAB.	APROV.

 VENTUROSA <i>Município do Piauí</i> JUNHO 10 DE 1966 É 2023 SÃO		GOVERNO DO ESTADO DE PERNAMBUCO SECRETARIA DE PROJETOS ESTRATÉGICOS DE PERNAMBUCO ESCRITÓRIO DE PROJETOS	
PROJETO PADRÃO DE CRECHE 10 SALAS			
CONTRATANTE: Secretaria de Projetos Estratégicos (SEPE)		RESPONSÁVEL EXECUTOR: MUNICÍPIO DE VENTUROSA/PE	
LOCALIZAÇÃO: Travessa Antônio Cazuza, Rio dos Bois Venturosa/PE		ETAPA: PROJETO BÁSICO	
PROPOSTADO: Ana Paula Cascão CPF: 007.763.664-32		RESPONSÁVEL LEGAL DO MUNICÍPIO: KELVIN DOUGLAS CAVALCANTE ALMEIDA/09937832471 <i>Atribuído de forma digital por KELVIN DOUGLAS CAVALCANTE ALMEIDA/09937832471</i> Kelvin Douglas Cavalcanti Almeida PREFEITO	
PROJETISTA(S): Cylas Paquetini Junior CREA/PE: 180.378.010-00		RESPONSÁVEL TÉCNICO DO MUNICÍPIO: Joobson Camêlo dos Santos CREA/PE: 181696455-7/PE	
DISCIPLINA: PROJETO DAS INSTALAÇÕES ELÉTRICAS			PRazo: 06/11 R0
CONTEÚDO: PROJETO DE ALIMENTADORES			
ESCALA: INDICADA	DATA: ABR/2026	COORDENADOR: GUYVIE-SEP-PADRÃO (DO- CRECHETO) E ELE-7006-30.0mg	

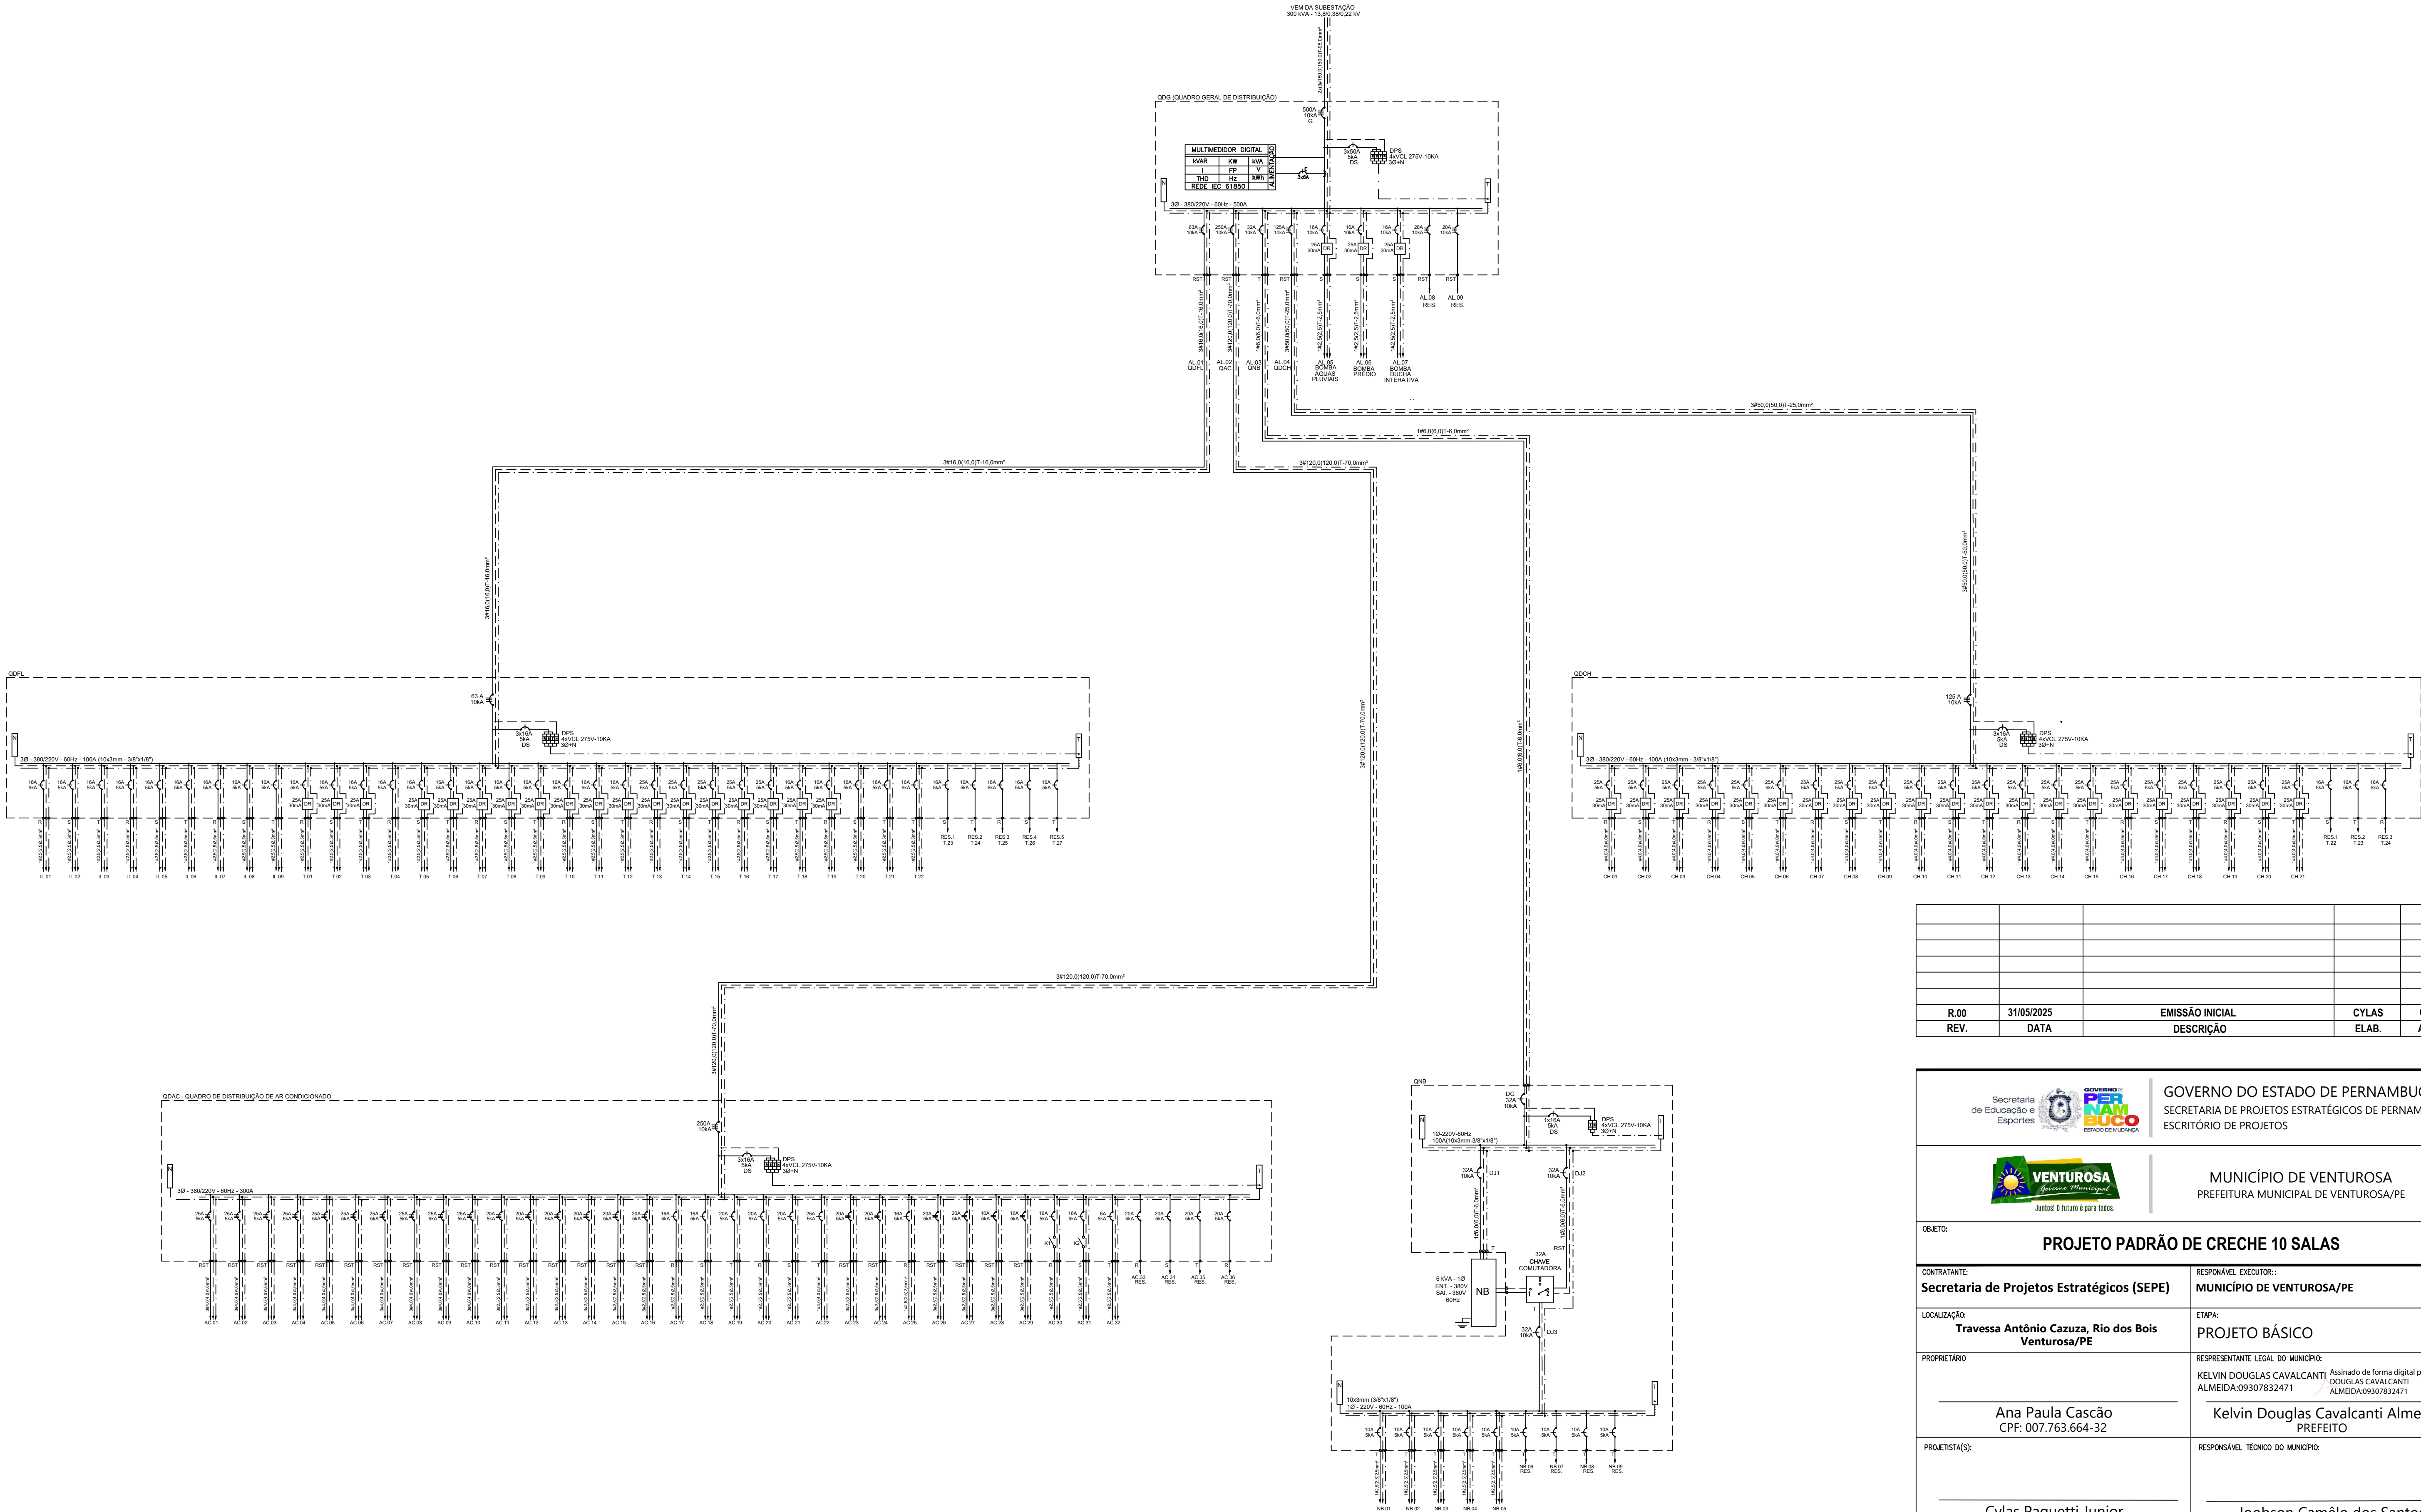

R.00	31/05/2025	EMIÇÃO INICIAL	CYLAS	CYLAS
REV.	DATA	DESCRIÇÃO	ELAB.	APROV.

Secretaria de Educação e Esportes GOVERNO DO ESTADO DE PERNAMBUCO SECRETARIA DE PROJETOS ESTRATÉGICOS DE PERNAMBUCO ESCRITÓRIO DE PROJETOS	
VENTUROSA GOVERNO MUNICIPAL JUNHO: 6 OUTUBRO 6 PAZ 100% MUNICÍPIO DE VENTUROSA PREFEITURA MUNICIPAL DE VENTUROSA/PE	
OBJETO: PROJETO PADRÃO DE CRECHE 10 SALAS	
CONTRATANTE: Secretaria de Projetos Estratégicos (SEPE)	RESPONSÁVEL EXECUTOR: MUNICÍPIO DE VENTUROSA/PE
LOCALIZAÇÃO: Travessa Antônio Cazuza, Rio dos Bois Venturosa/PE	ETAPA: PROJETO BÁSICO
PROPRIETÁRIO: Ana Paula Cascão CPF: 007.763.664-32	RESPRESENTANTE LEGAL DO MUNICÍPIO: Assinado de forma digital por KELVIN DOUGLAS CAVALCANTI ALMEIDA:09307832471 Kelvin Douglas Cavalcanti Almeida PREFEITO
PROJETISTA(S): Cylas Pagueti Junior CREA/PE: 180.378.010-00	RESPONSÁVEL TÉCNICO DO MUNICÍPIO: Joobson Camêlo dos Santos CREA/PE: 181696455-7/PE
DISCIPLINA: PROJETO DAS INSTALAÇÕES ELÉTRICAS	
CONTEÚDO: DIAGRAMA UNIFILARES	
ESCALA: INDICADA	DATA: ABR/2026
COORDENAÇÃO: GOVPE-SEE-PADRÃO-L00-CRECHE10-B-ELE-P008-R0.dwg	
PRONCHIA: 08/11 R0	

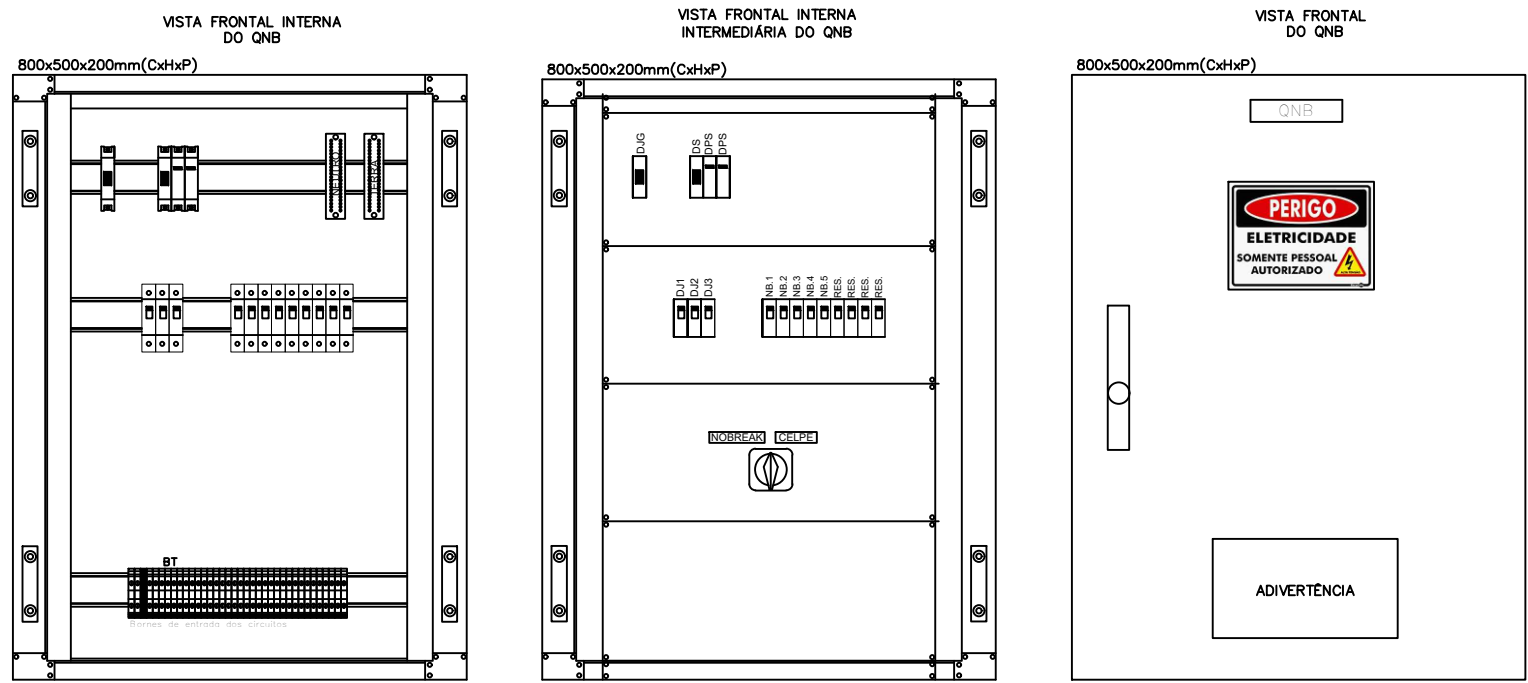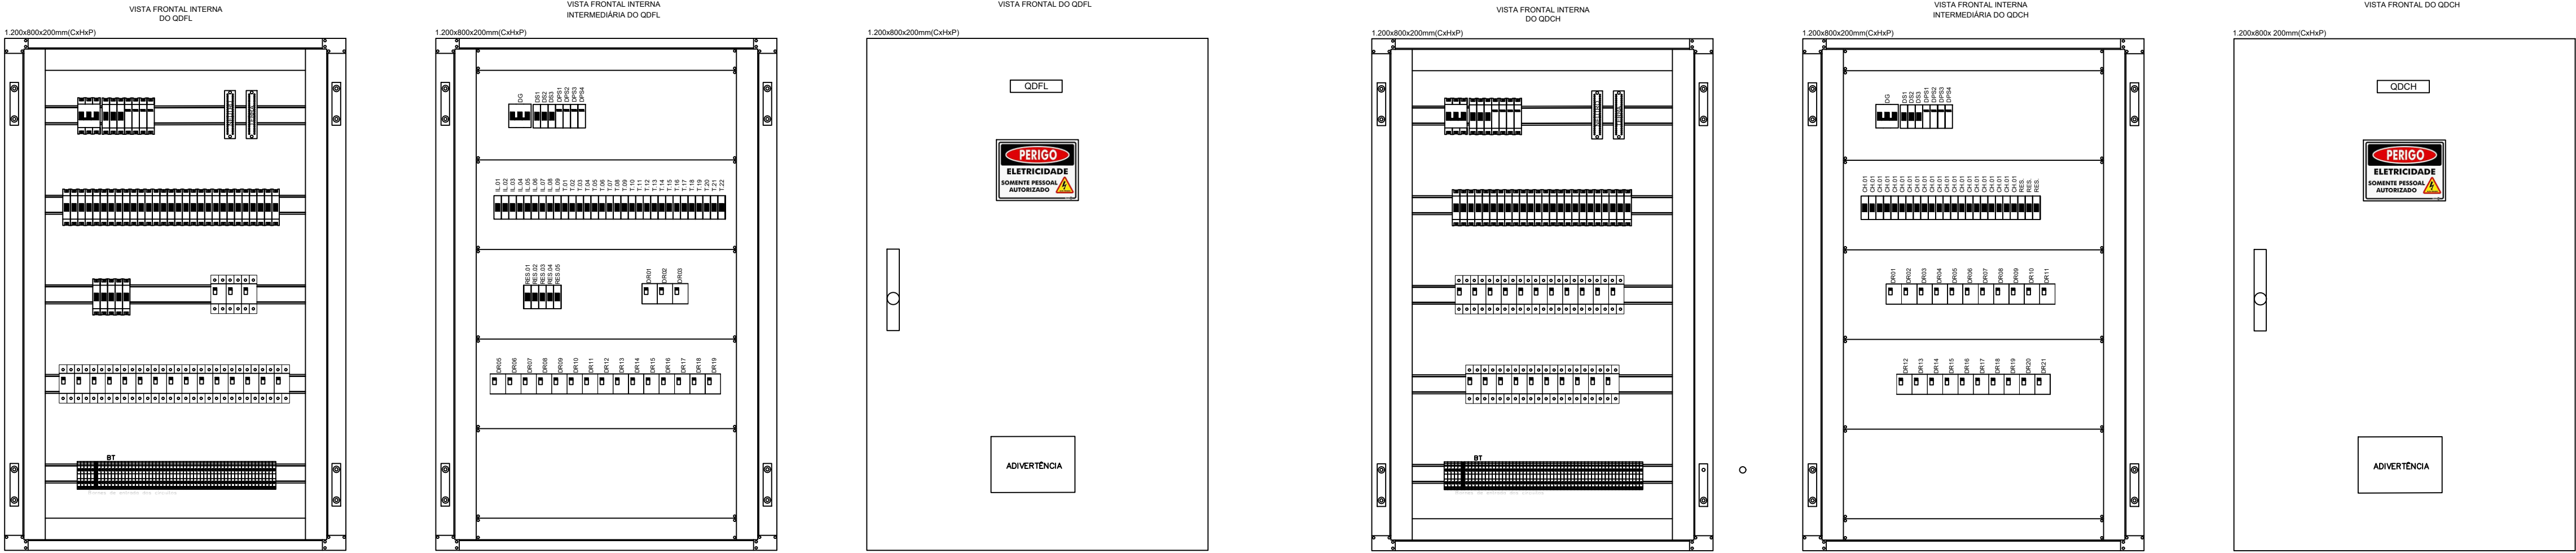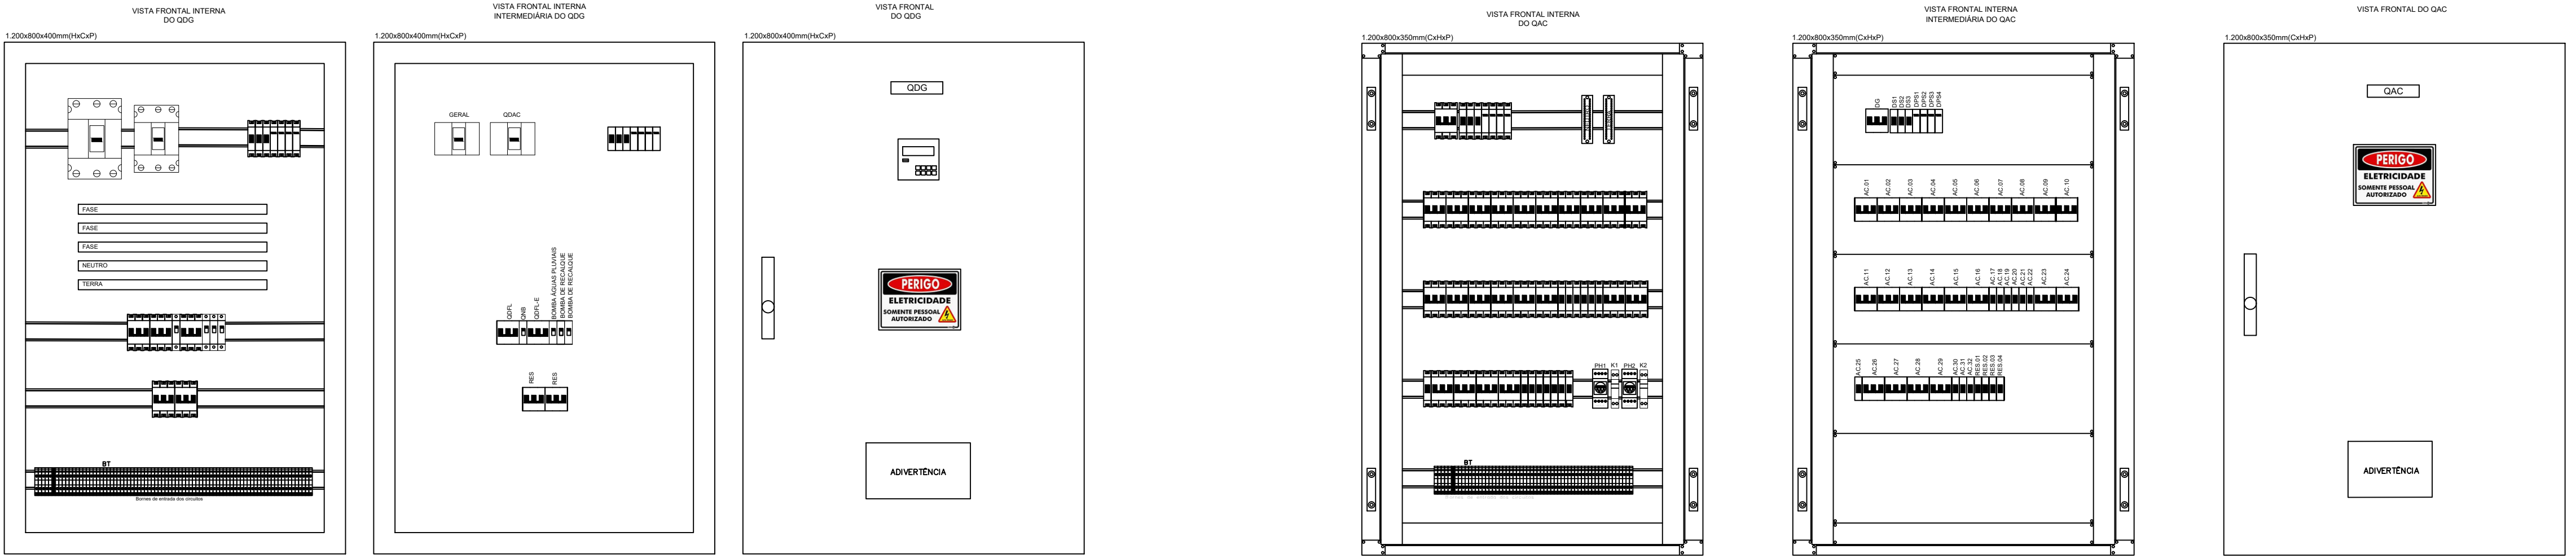

IDENTIFICAÇÃO DE ADVERTÊNCIA – SER AFIXADA NA PORTA DO QUADRO – CONFORME ITEM 6.5.4.10 DA NBR 5410/2004


ADVERTÊNCIA:

1. Quando um disjuntor ou fusível atua, desligando algum circuito ou – instalação inteira, – causa pode ser uma sobrecarga ou um curto-circuito. Desligamentos frequentes são sinal de sobrecarga. Por isso, NUNCA troque seus disjuntores ou fusíveis por outros de maior corrente (maior amperagem) simplesmente. Como regra, – troca de um disjuntor ou fusível por outro de maior corrente requer, antes, – troca dos fios – cabos elétricos, por outros de maior seção(bitola).


2. Da mesma forma, NUNCA desative ou remova – chave automática de proteção contra choques elétricos (dispositivo DR) mesmo em caso de desligamento sem causa aparente. Se os desligamentos forem frequentes e, principalmente, se as tentativas de religar – chave não tiverem êxito, isto significa, muito provavelmente, que – instalação elétrica apresenta anomalias internas, que só podem ser identificadas – corrigidas por profissionais qualificados. – DESATIVAÇÃO OU REMOÇÃO DA CHAVE SIGNIFICA – ELIMINAÇÃO DE MEDIDA PROTETORA CONTRA CHOQUES ELÉTRICOS – RISCO DE VIDA PARA OS USUÁRIOS DA INSTALAÇÃO.

R.00	31/05/2025	EMIÇÃO INICIAL	CYLAS	CYLAS
REV.	DATA	DESCRIÇÃO	ELAB.	APROV.


Secretaria de Educação e Esportes GOVERNO DO ESTADO DE PERNAMBUCO SECRETARIA DE PROJETOS ESTRATÉGICOS DE PERNAMBUCO ESCRITÓRIO DE PROJETOS	
VENTUROSA GOVERNO MUNICIPAL MUNICÍPIO DE VENTUROSA PREFEITURA MUNICIPAL DE VENTUROSA/PE	
OBJETO: PROJETO PADRÃO DE CRECHE 10 SALAS	
CONTRATANTE: Secretaria de Projetos Estratégicos (SEPE)	RESPONSÁVEL EXECUTOR: MUNICÍPIO DE VENTUROSA/PE
LOCALIZAÇÃO: Travessa Antônio Cazuza, Rio dos Bois Venturosa/PE	ETAPA: PROJETO BÁSICO
PROPRIETÁRIO: Ana Paula Cascão CPF: 007.763.664-32	RESPRESENTANTE LEGAL DO MUNICÍPIO: KELVIN DOUGLAS CAVALCANTI ALMEIDA:09307832471 Assinado de forma digital por KELVIN DOUGLAS CAVALCANTI ALMEIDA:09307832471 Kelvin Douglas Cavalcanti Almeida PREFEITO
PROJETISTA(S): Cylas Paguetti Junior CREA/PE: 180.378.010-00	RESPONSÁVEL TÉCNICO DO MUNICÍPIO: Joobson Camêlo dos Santos CREA/PE: 181696455-7/PE
DISCIPLINA: PROJETO DAS INSTALAÇÕES ELÉTRICAS	
CONTEÚDO: LAYOUT SUGESTIVO DOS QUADROS	
ESCALA: INDICADA	DATA: ABR/2026
COORDENAÇÃO: GOVPE-SEF-PADRÃO-L00-CRECHE10-B-ELE-P009-R0.dwg	
09/11 R0	

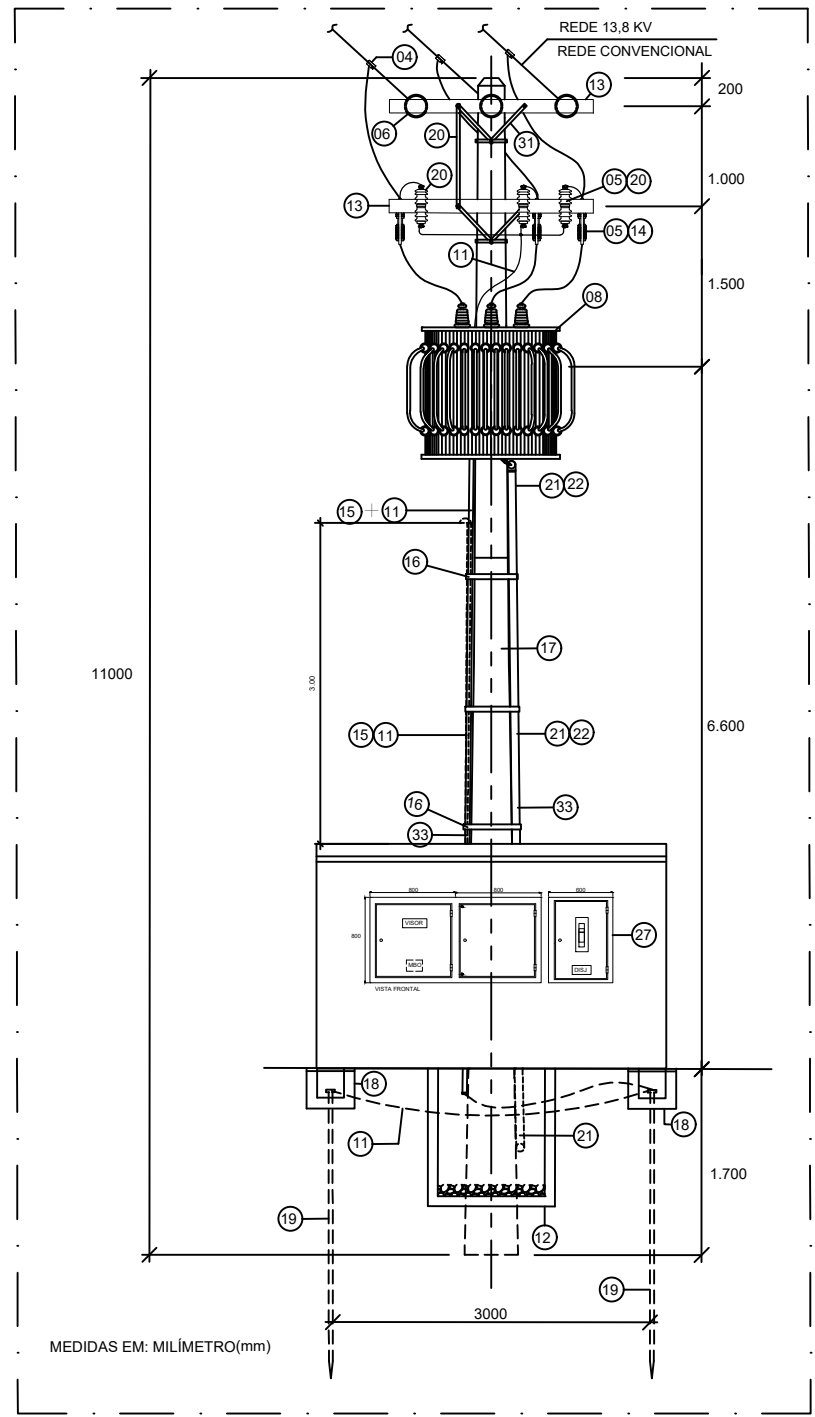


01 SUBESTAÇÃO AÉREA 13,8 kV - 300 kVA
VISTA FRONTAL
ESCALA: 1/50

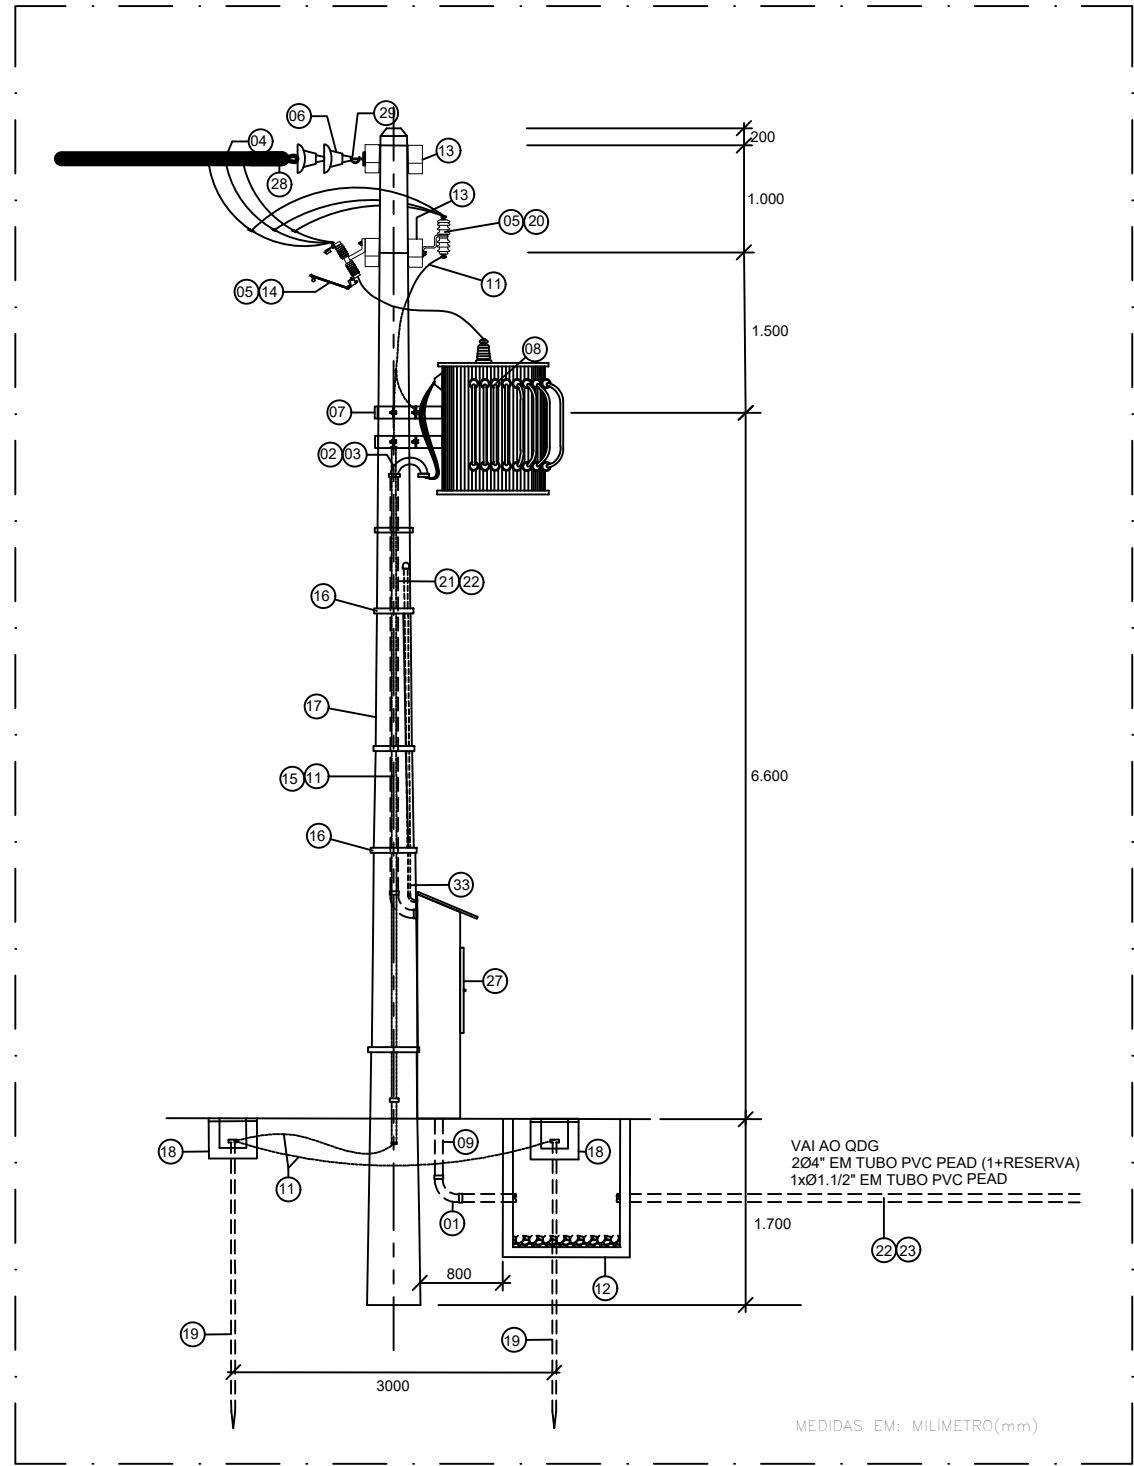

02 SUBESTAÇÃO AÉREA 13,8 kV - 300 kVA
VISTA LATERAL
ESCALA: 1/50

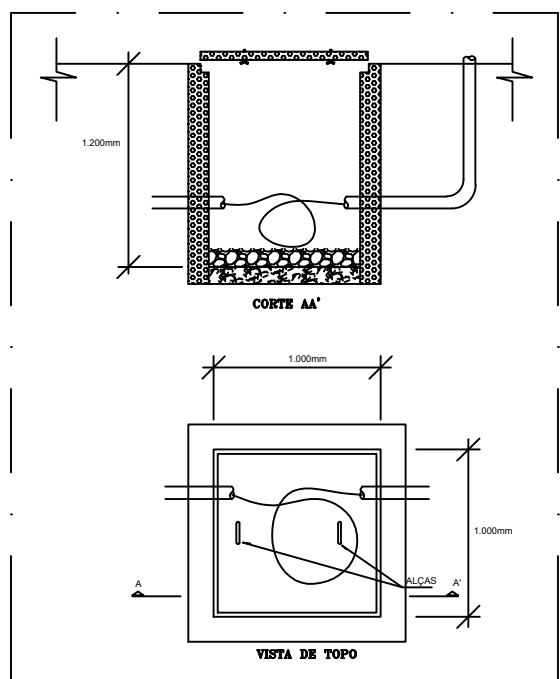


08 SUBESTAÇÃO AÉREA 13,8 kV - 300 kVA
DETALHE - CAIXA DE INSPEÇÃO DOS CABOS
ESCALA: SEM ESCALA

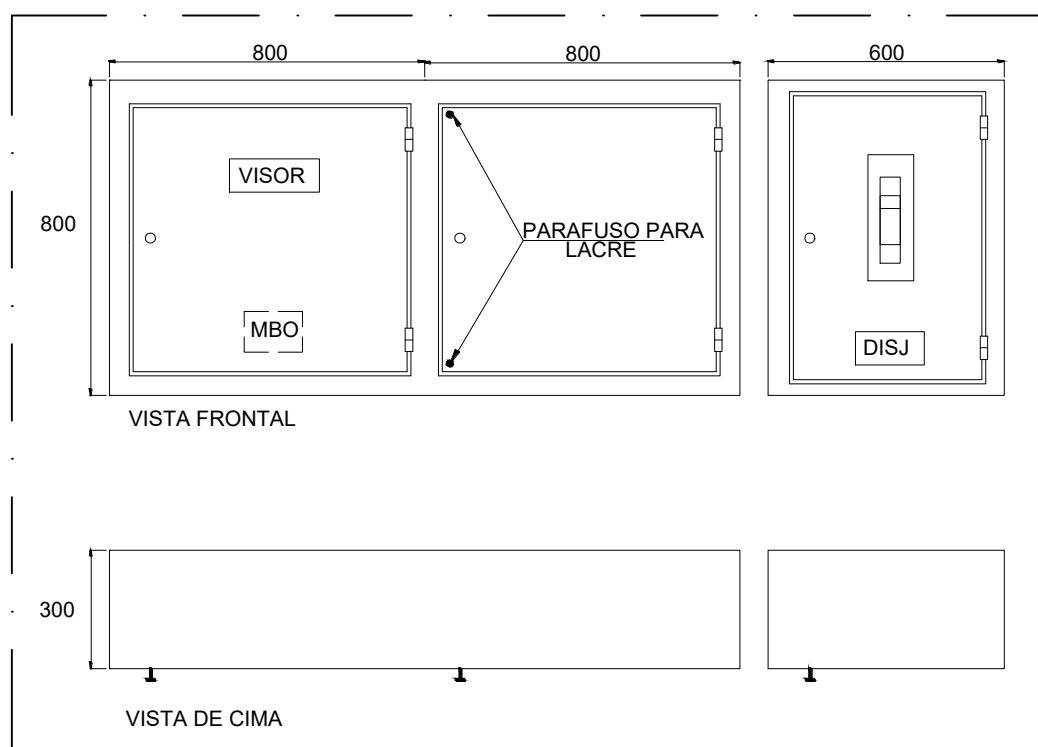


09 SUBESTAÇÃO AÉREA 13,8 kV - 300 kVA
DETALHE - QUADRO DE MEDIÇÃO PADRÃO
ESCALA: SEM ESCALA

LEGENDA		
1	CURVA 90° DE PVC RÍGIDO Ø4"	01 ud
2	CABEÇOTE PARA ELETRODUTO DE AÇO DE 75mm	02 ud
3	LUIVA DE EMENDA PARA ELETRODUTO DE AÇO ZINCADO	04 ud
4	GRAMPO DE LINHA VIVA PARA CONDUTORES DE COBRE, SEÇÕES TR 25 A 120 mm² E DR 16 A 70 mm²	03 ud
5	SUPORTE PARA FIXAÇÃO DE PARA-RAIO E CHAVE FUSÍVEL	06 ud
6	ISOLADOR TIPO DISCO PARA CADEIA, PORCELANA OU VIDRO TEMPERADO, 15 kV	06 ud
7	SUPORTE PARA FIXAÇÃO DE EQUIPAMENTOS EM POSTE CIRCULAR	01 ud
8	TRANSFORMADOR TRIFÁSICO A ÓLEO 13.800 / 380 / 220 V - 300 kVA	01 ud
9	ELETRODUTO DE PVC RÍGIDO BITOLA 2xØ3"	06 m
11	CABO DE COBRE NU # 95mm²	95 m
12	CAIXA EM ALVENARIA DE 1.000x1.000x1.200 mm, COM FUNDO EM BRITA	02 ud
13	CRUZETA, SEÇÃO RETANGULAR 90x90x2.000mm	04 ud
14	CHAVE SECCIONADORA FUSÍVEL 15kV-100A, ABERTURA SOB CARGA, BASE TIPO C - 10kA	03 ud
15	TUBO Ø2 1/2" - PVC	12 m
16	FITA BANDIDT	12 m
17	POSTE DE CONCRETO CIRCULAR 600 kg/11m	01 ud
18	CAIXA DE ATERRAMENTO CIRCULAR	04 ud
19	HASTE DE ATERRAMENTO TIPO COPPERWELD DE 5/8"x2.400 mm	04 ud
20	PARA-RAIOS A OXÍDOS METÁLICOS, SEM CENTELHADOR, COM DESLIGADOR AUTOMÁTICO, POLIMÉRICO - 12 kV - 10kA	03 ud
21	TUBO Ø3" (Ø4" EM AÇO ZINCADO)	12 m
22	CABO DE COBRE COM ISOLAMENTO PARA 0,6/1,0 kV, XLPE, BITOLAS 2x(3x150,0/150,0)T-120,0) mm²	680 m
23	TUBO Ø4" (Ø4" EM PVC PEAD)	68 m
24	CONECTOR MACIÇO, LONGO, 120mm²	02 ud
25	CONECTOR MACIÇO, LONGO, 150mm²	08 ud
26	CABO DE COBRE NU 35,0mm²	20 m
27	QUADRO DE MEDIÇÃO, 1500x1300x400mm	01 ud
28	ALÇA PREFORMADA DE DISTRIBUIÇÃO	03 ud
29	GANCHO OLHAL GALVANIZADO	03 ud
30	OLHAL PARA PARAFUSO	03 ud
31	MÃO FRANCESA PLANA DE 619 mm	06 ud
32	MÃO FRANCESA PLANA DE 1.083 mm	01 ud
33	ELETRODUTO RÍGIDO DE PVC Ø4", PARA ANTENA	01 ud
34	CABEÇOTE DE 130° PARA ELETRODUTO DE PVC RÍGIDO	01 ud


04 SUBESTAÇÃO AÉREA 13,8 kV - 300 kVA
RELAÇÃO DOS MATERIAIS
ESCALA: 1/20

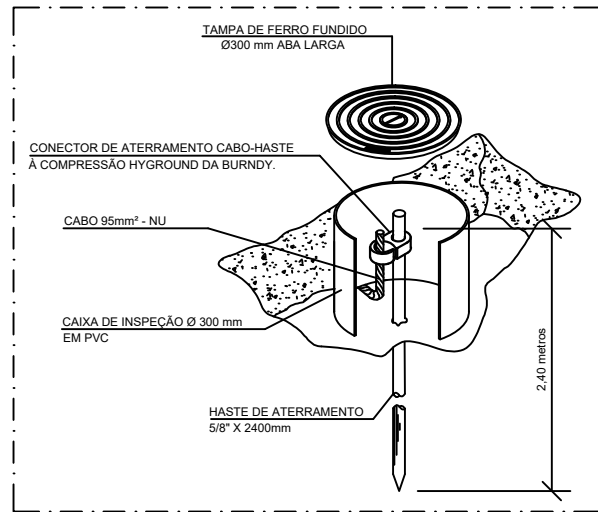


05 SUBESTAÇÃO AÉREA 13,8 kV - 300 kVA
DETALHE - CAIXA DE INSPEÇÃO DO ATERRAMENTO
ESCALA: SEM ESCALA

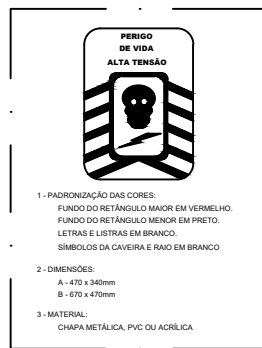


07 SUBESTAÇÃO AÉREA 13,8 kV - 300 kVA
DETALHE - PLACA DE ADVERTÊNCIA
INSTALADA NA CAIXA DE MEDIÇÃO
ESCALA: SEM ESCALA

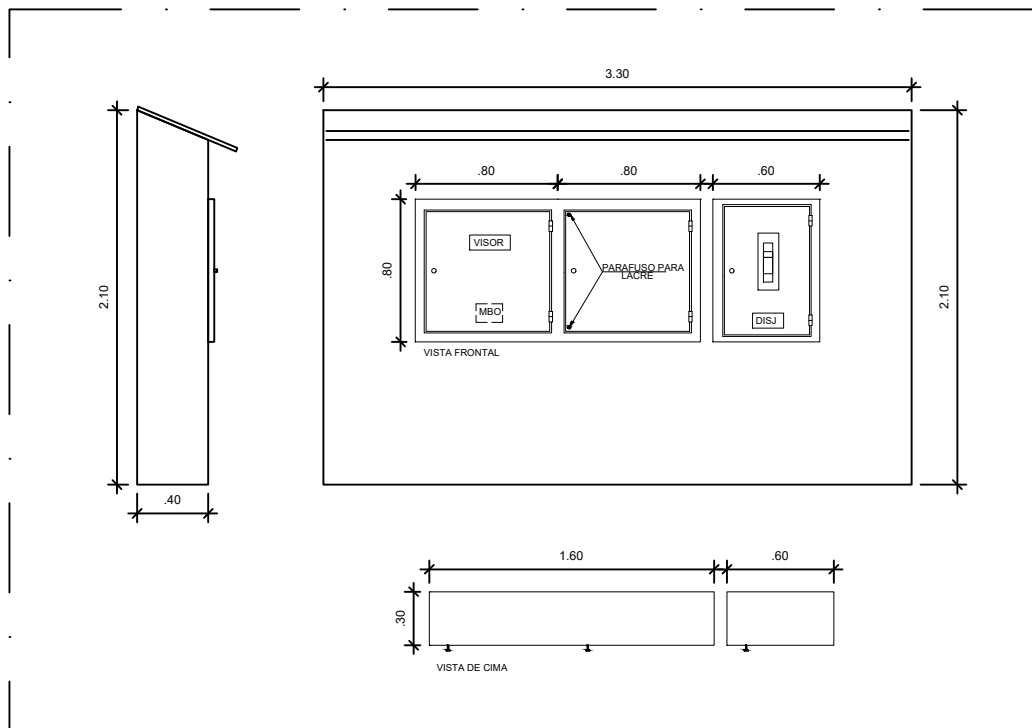

10 SUBESTAÇÃO AÉREA 13,8 kV - 300 kVA
DETALHE - ABRIGO PARA CUBÍCULO DE MEDIÇÃO
ESCALA: SEM ESCALA

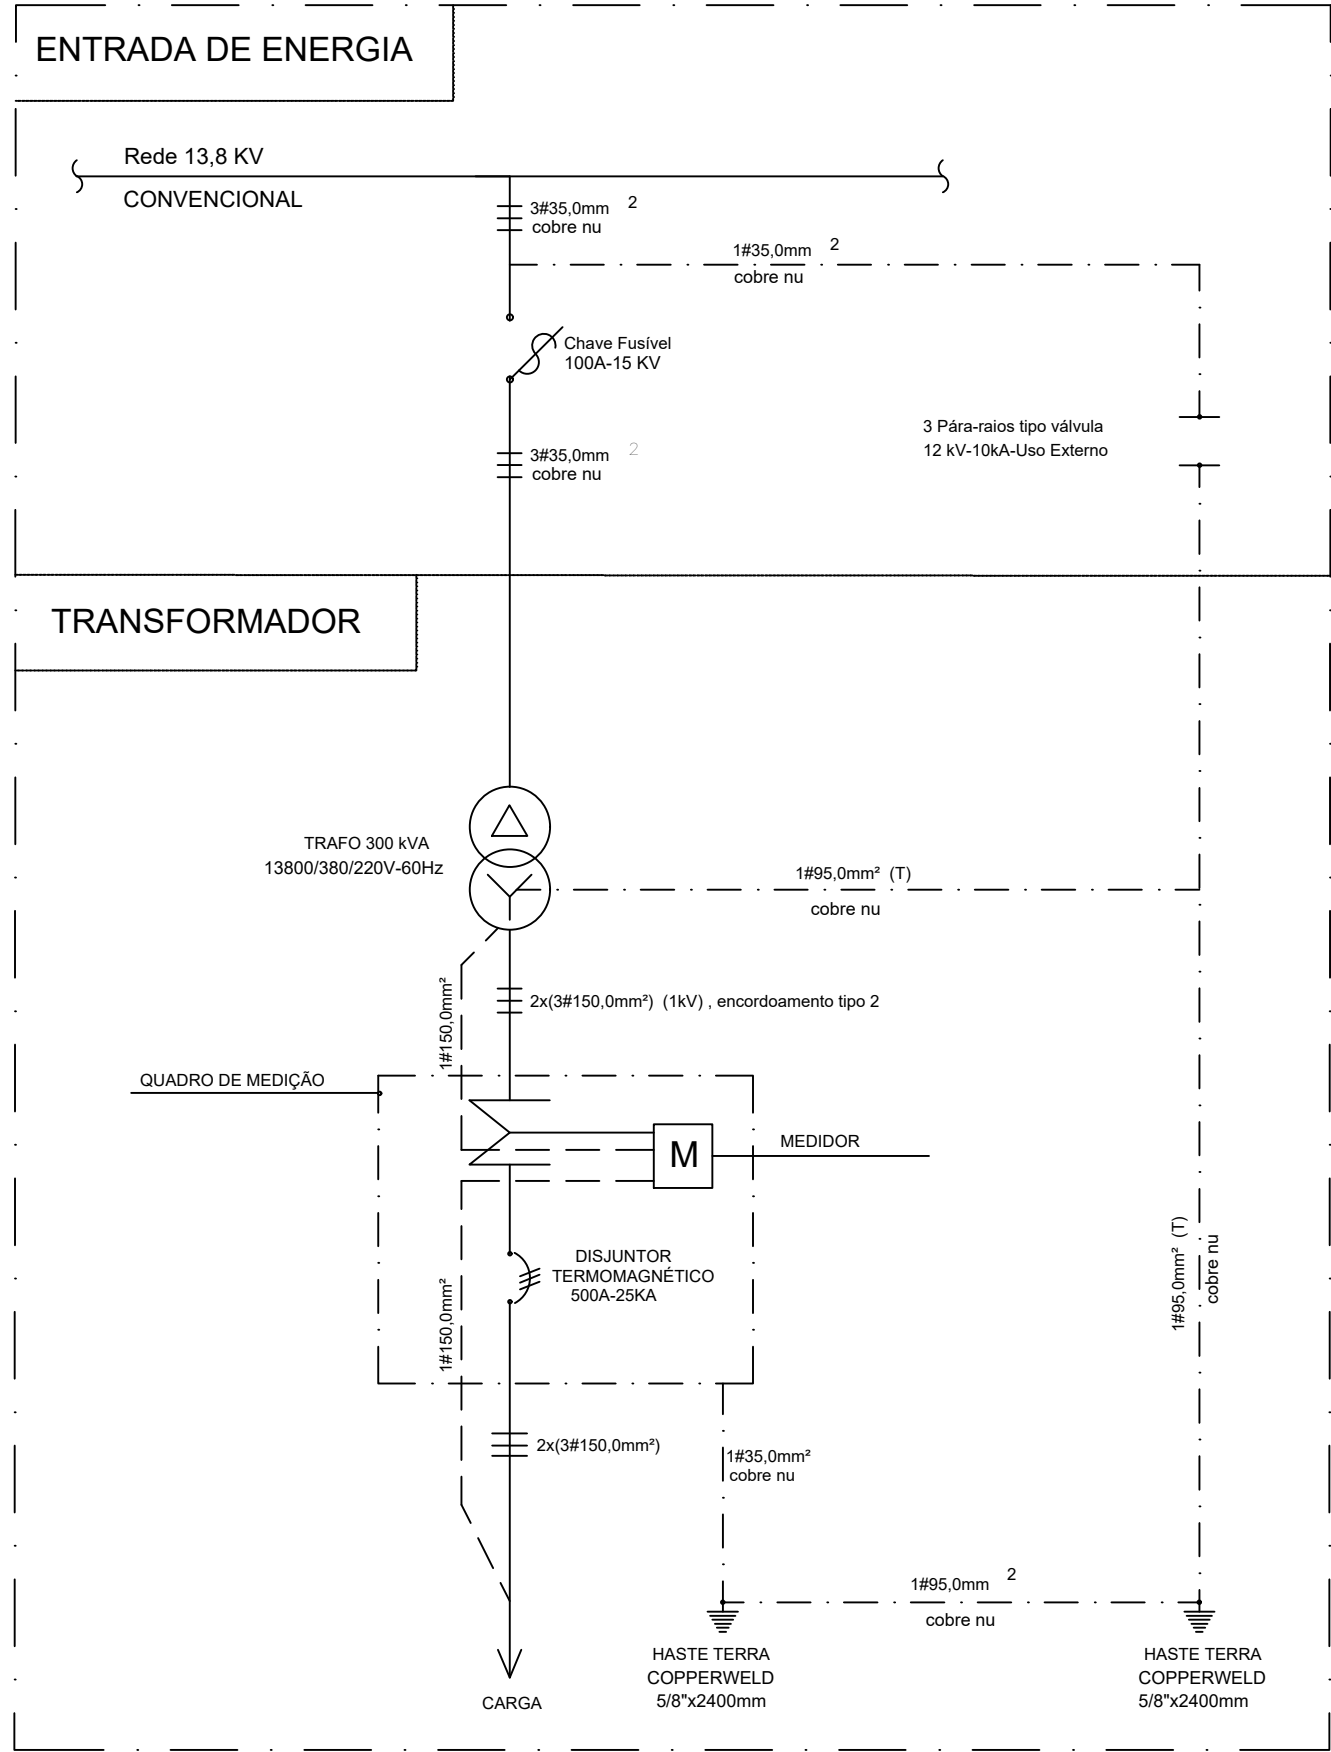

03 SUBESTAÇÃO AÉREA 13,8 kV - 300 kVA
DIAGRAMA UNIFILAR GERAL
ESCALA: SEM ESCALA

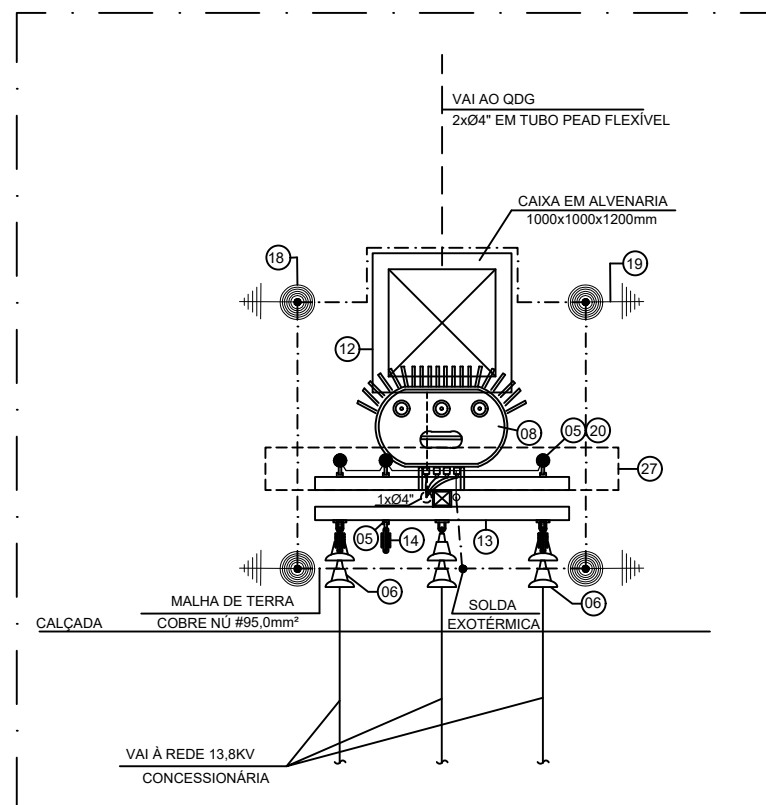

06 SUBESTAÇÃO AÉREA 13,8 kV - 300 kVA
VISTA SUPERIOR
ESCALA: 1/50

R. RO	22/05/2025	EMIÇÃO INICIAL	CYLAS	CYLAS
REV.	DATA	DESCRIÇÃO	ELAB.	APROV.

 GOVERNO DO ESTADO DE PERNAMBUCO SECRETARIA DE PROJETOS ESTRATÉGICOS DE PERNAMBUCO ESCRITÓRIO DE PROJETOS			
 MUNICÍPIO DE VENTUROSA PREFEITURA MUNICIPAL DE VENTUROSA/PE			
OBJETO: PROJETO PADRÃO DE CRECHE 10 SALAS			
CONTRATANTE: Secretaria de Projetos Estratégicos (SEPE)		RESPONSÁVEL EXECUTOR: MUNICÍPIO DE VENTUROSA/PE	
LOCALIZAÇÃO: Travessa Antônio Cazuza, Rio dos Bois Venturosa/PE		ESPÉCIE: PROJETO BÁSICO	
PROPRIETÁRIO: Ana Paula Cascão CPF: 007.763.664-32		REPRESENTANTE LEGAL DO MUNICÍPIO: Assinado de forma digital por KELVIN DOUGLAS CAVALCANTI ALMEIDA-09307832471 Kelvin Douglas Cavalcanti Almeida PREFEITO	
PROJETISTA(S): Cylas Paguetti Junior CREA/PE: 180.378.010-00		RESPONSÁVEL TÉCNICO DO MUNICÍPIO: Joobson Camêlo dos Santos CREA/PE: 181696455-7/PE	
DISCIPLINA: PROJETO DAS INSTALAÇÕES ELÉTRICAS			
CONTEÚDO: PROJ. SUBSTAÇÃO 300kVA - CORTES, VISTAS E DETALHES			
ESCALA: INDICADA	DATA: ABR/2026	CORREÇÃO: GOV-PE-PADRÃO-UDP-CRECHE-T0-6-01E-2025-05-05g	PRIMEIRA: 10/11 R0

