



- CONVENÇÕES
- EDIFICAÇÃO
 - MURO
 - MEIO-FIO EXISTENTE
 - CANALETA EXISTENTE
 - SENTIDO DO ESCOAMENTO
 - EIXO DE PROJETADO
 - MEIO-FIO PROJETADO
 - PASSEIO PROJETADO
 - RUA A SER PAVIMENTADA
 - CAIXA COLETORA TIPO GRELHA PROJETADA

DATA	REVISÃO	DESCRIÇÃO



Rua Ricardo Salazar, 83, Prado, Recife-PE.
CEP 50.720-120 Fone/Fax:(0**81) 3878-5555.
e-mail:geosistemas@geosistemas.com.br
C.N.P.J.: 70.073.275/0001-30

ELABORAÇÃO DA ADEQUAÇÃO DOS PROJETOS EXECUTIVOS DE ENGENHARIA
PARA AS UE'S 06 E 08 (JARDIM BRASIL), EM OLINDA

PROJETO :

PROJETO DE DRENAGEM DAS UE'S 06 E 08 (JARDIM BRASIL)

LOCAL :

JARDIM BRASIL (BACIA 01, 02 E 03) - OLINDA/PE

CONTEÚDO :

PLANTA BAIXA

ESCALA :

1/500

DATA :

ABRIL/2022

RESPONSÁVEL TÉCNICO GERAL:

ROBERTO LEMOS MUNIZ Engº Civil CREA 12.492-D/PE

EQUIPE TÉCNICA


PROPRIETÁRIO

Angela Paula de Maura Crasto
Gerente de Projetos
Engº Civil - CREA 60740/PE
Geosistemas Engenharia e Planejamento LTDA

RESPONSÁVEL TÉCNICO

PRANCHA :

01 / 02

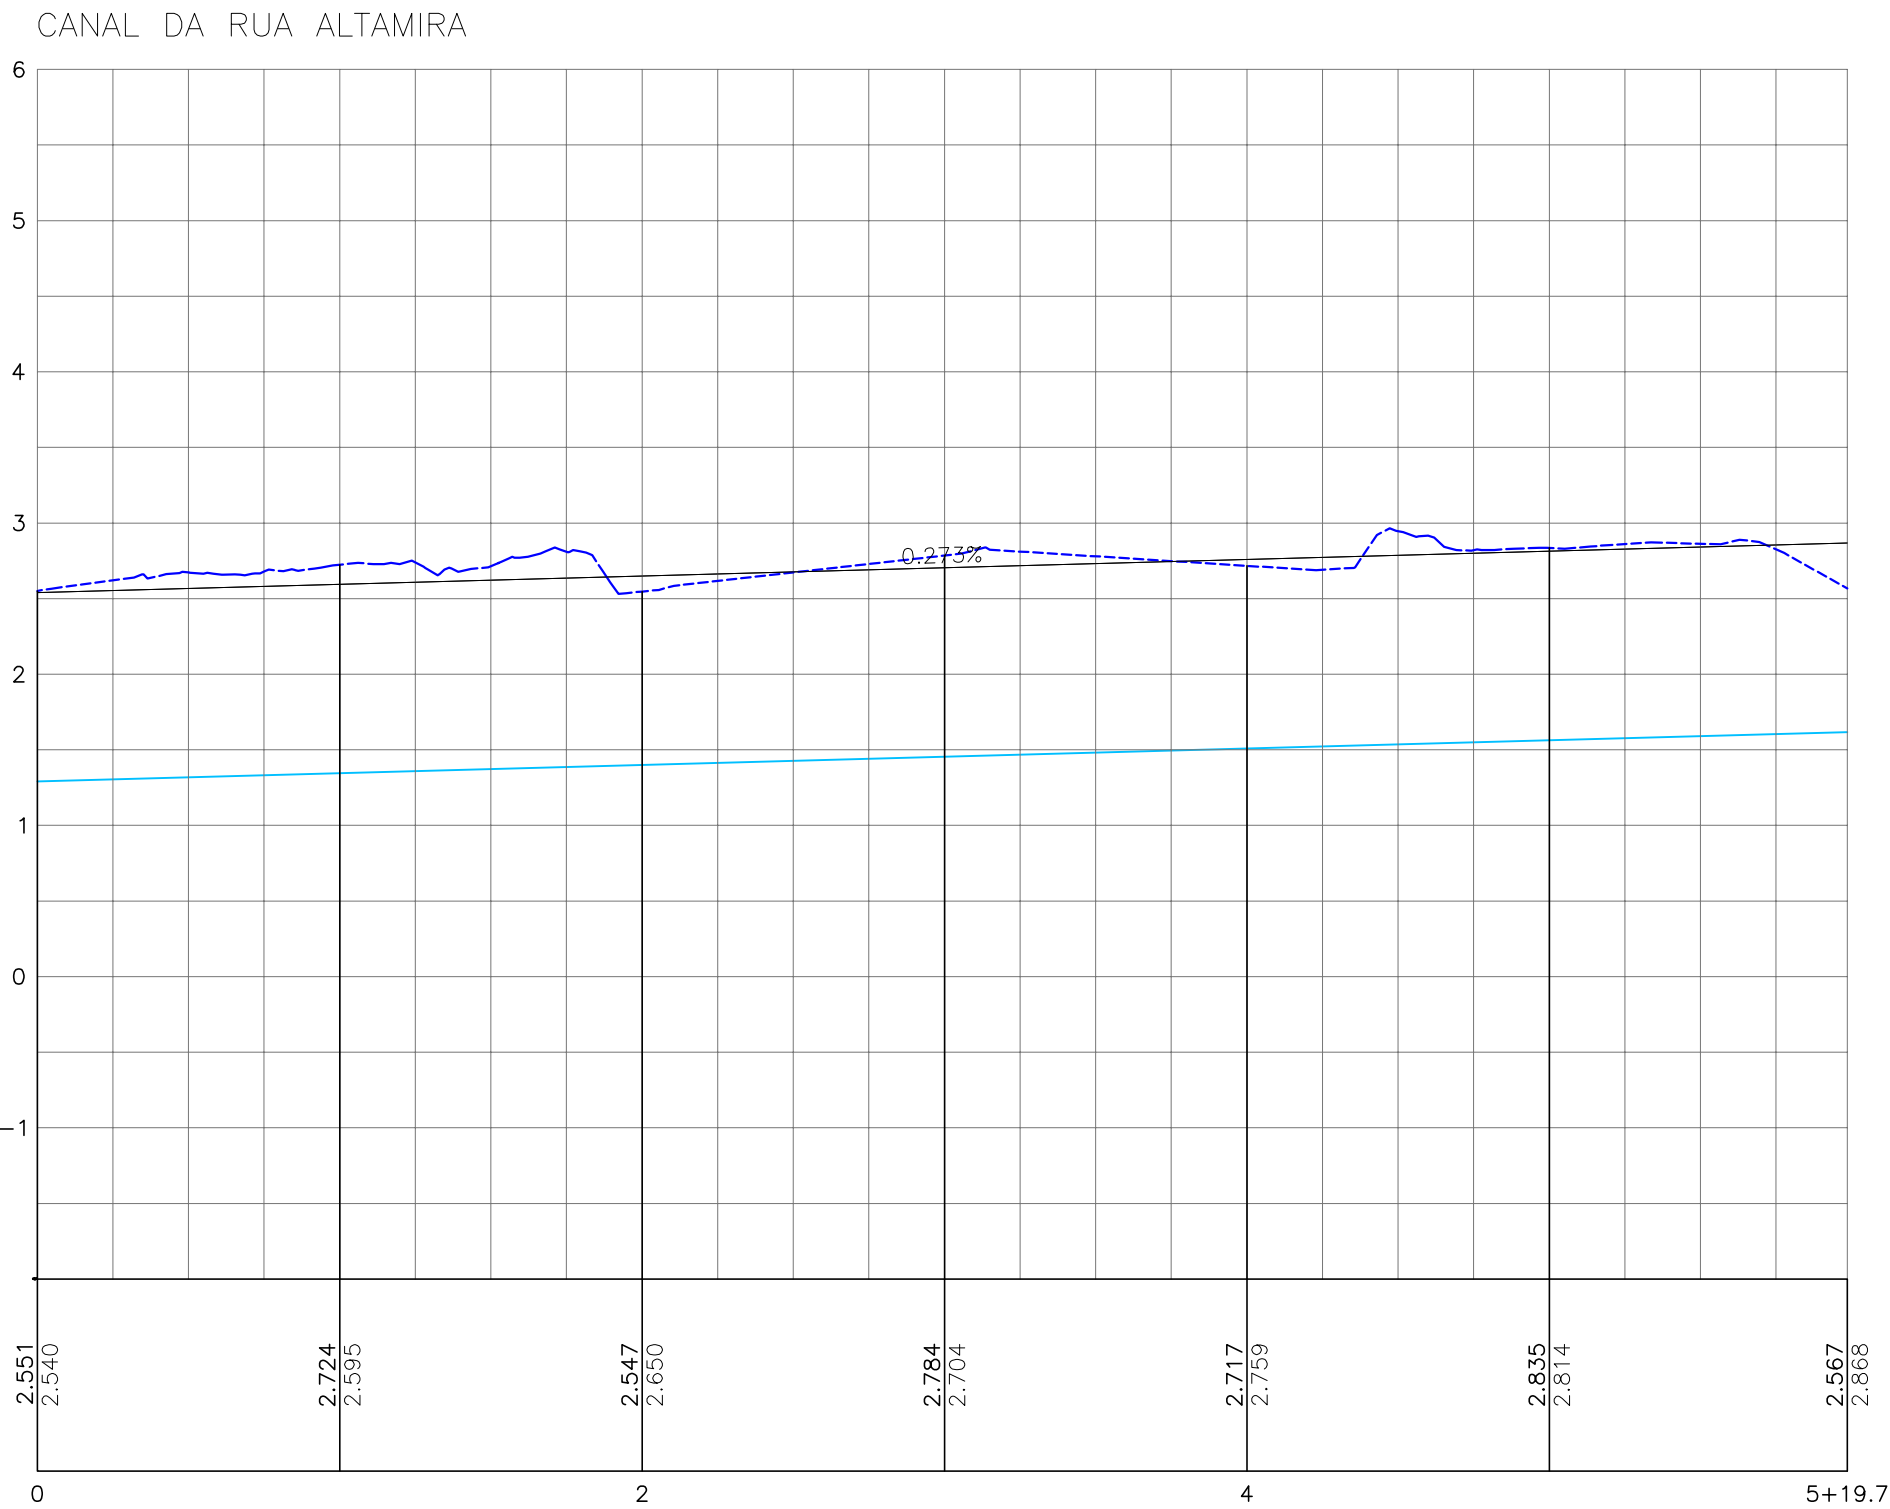

- CONVENÇÕES
- GREIDE EXISTENTE
 - GREIDE PROJETADO DE PAVIMENTAÇÃO / TERRAPLENAGEM
 - FUNDO DO CANAL PROJETADO

DATA	REVISÃO	DESCRIÇÃO



GEO SISTEMAS
Engenharia & Planejamento

Rua Ricardo Salazar, 83, Prado, Recife-PE.
CEP 50.720-120 Fone/Fax: (0**81) 3878-5555.
e-mail: geosistemas@geosistemas.com.br
C.N.P.J.: 70.073.275/0001-30

ELABORAÇÃO DA ADEQUAÇÃO DOS PROJETOS EXECUTIVOS DE ENGENHARIA
PARA AS UE'S 06 E 08 (JARDIM BRASIL), EM OLINDA

PROJETO :

PROJETO DE DRENAGEM DAS UE'S 06 E 08 (JARDIM BRASIL)

LOCAL :

JARDIM BRASIL (BACIA 01, 02 E 03) - OLINDA/PE

CONTEÚDO :
PERFIL LONGITUDINAL

ESCALA :
HOR.:1/500 E VER.:1/50

DATA :
ABRIL/2022

RESPONSÁVEL TÉCNICO GERAL:
ROBERTO LEMOS MUNIZ Engº Civil CREA 12.492-D/PE

EQUIPE TÉCNICA

PROPRIETÁRIO

Angela Paula de Moura Crasto
Gerente de Projetos
Engº Civil - CREA 50740-D/PE
Geosistemas Engenharia e Planejamento LTDA

RESPONSÁVEL TÉCNICO

PRANCHA :

02
/02