



QUADRO DE CURVA						
CURVAS	AC	R(m)	T(m)	D(m)	PC-EST.	PT-EST.
01	30°27'10"	10,000	2,722	5,315	0+7.00	0+12.31
02	07°30'30"	10,000	0,656	1,310	0+17.02	0+18.33
03	08°59'04"	10,000	0,786	1,568	1+5.81	1+7.38
04	14°53'33"	10,000	1,307	2,599	1+17.40	2+0.00
05	37°37'33"	12,000	4,088	7,880	4+15.93	5+3.81

- CONVENÇÕES
- EDIFICAÇÃO
 - MURO
 - MEIO-FIO EXISTENTE
 - CANAleta EXISTENTE
 - SENTIDO DO ESCOAMENTO
 - EIXO DE PROJETADO
 - MEIO-FIO PROJETADO
 - PASSEIO PROJETADO
 - RUA A SER PAVIMENTADA
 - CAIXA COLETORA TIPO GRELHA PROJETADA

DATA	REVISÃO	DESCRIÇÃO



Rua Ricardo Salazar, 83, Prado, Recife-PE.
CEP 50.720-120 Fone/Fax:(0**81) 3878-5555.
e-mail:geosistemas@geosistemas.com.br
C.N.P.J.: 70.073.275/0001-30

ELABORAÇÃO DA ADEQUAÇÃO DOS PROJETOS EXECUTIVOS DE ENGENHARIA
PARA AS UE'S 06 E 08 (JARDIM BRASIL), EM OLINDA

PROJETO :

PROJETO GEOMÉTRICO DAS UE'S 06 E 08 (JARDIM BRASIL)

LOCAL :

JARDIM BRASIL (BACIA 01, 02 E 03) - OLINDA/PE

CONTEÚDO :

PLANTA BAIXA

ESCALA :

1/500

DATA :

ABRIL/2022

RESPONSÁVEL TÉCNICO GERAL:

ROBERTO LEMOS MUNIZ Engº Civil CREA 12.492-D/PE


EQUIPE TÉCNICA

Angela Paula de Moura Crasto
Gerente de Projeto
Engª Civil - CREA 66074-D/PE
Geosistemas Engenharia e Planejamento LTDA

RESPONSÁVEL TÉCNICO

PRANCHA :

01 / 02

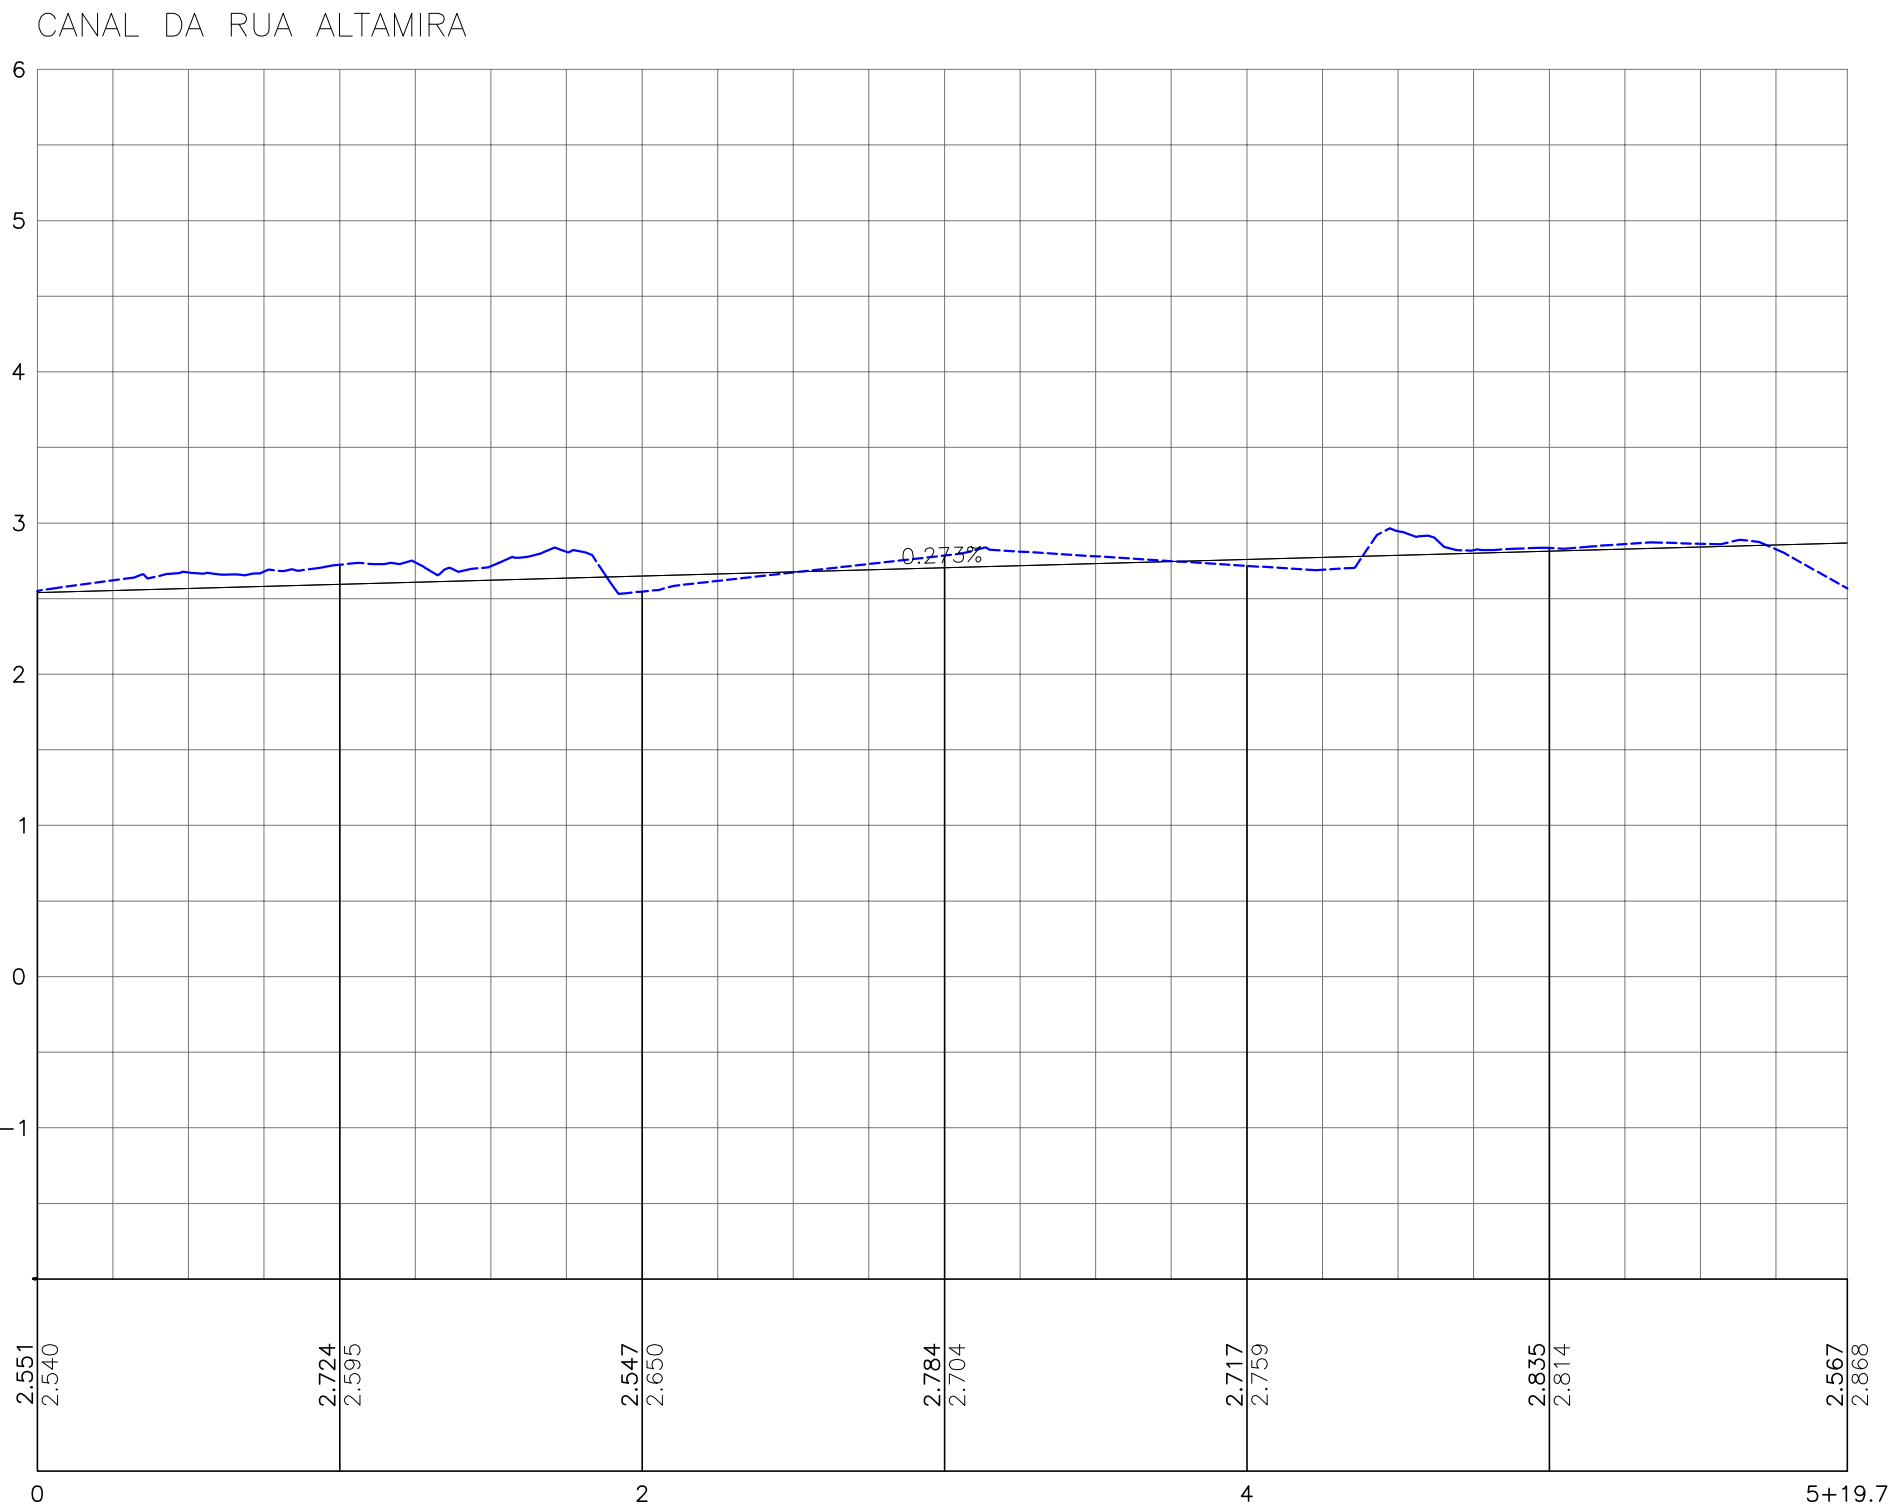

- CONVENÇÕES
- GREIDE EXISTENTE
 - GREIDE PROJETADO DE PAVIMENTAÇÃO / TERRAPLENAGEM
 - FUNDO DO CANAL PROJETADO

DATA	REVISÃO	DESCRIÇÃO



Rua Ricardo Salazar, 83, Prado, Recife-PE.
CEP 50.720-120 Fone/Fax: (0**81) 3878-5555.
e-mail:geosistemas@geosistemas.com.br
C.N.P.J.: 70.073.275/0001-30

ELABORAÇÃO DA ADEQUAÇÃO DOS PROJETOS EXECUTIVOS DE ENGENHARIA
PARA AS UE'S 06 E 08 (JARDIM BRASIL), EM OLINDA

PROJETO :

PROJETO GEOMÉTRICO DAS UE'S 06 E 08 (JARDIM BRASIL)

LOCAL :

JARDIM BRASIL (BACIA 01, 02 E 03) - OLINDA/PE

CONTEÚDO :
PERFIL LONGITUDINAL

ESCALA :
HOR.:1/500 E VER.:1/50

DATA :
ABRIL/2022

RESPONSÁVEL TÉCNICO GERAL:
ROBERTO LEMOS MUNIZ Engº Civil CREA 12.492-D/PE

EQUIPE TÉCNICA


PROPRIETÁRIO

Angela Paula de Maura Crasto
Gerente de Projeto
Engº Civil - CREA 12.6674-D/PE
Geo Sistemas Engenharia e Planejamento LTDA

RESPONSÁVEL TÉCNICO

PRANCHA :

02
/02

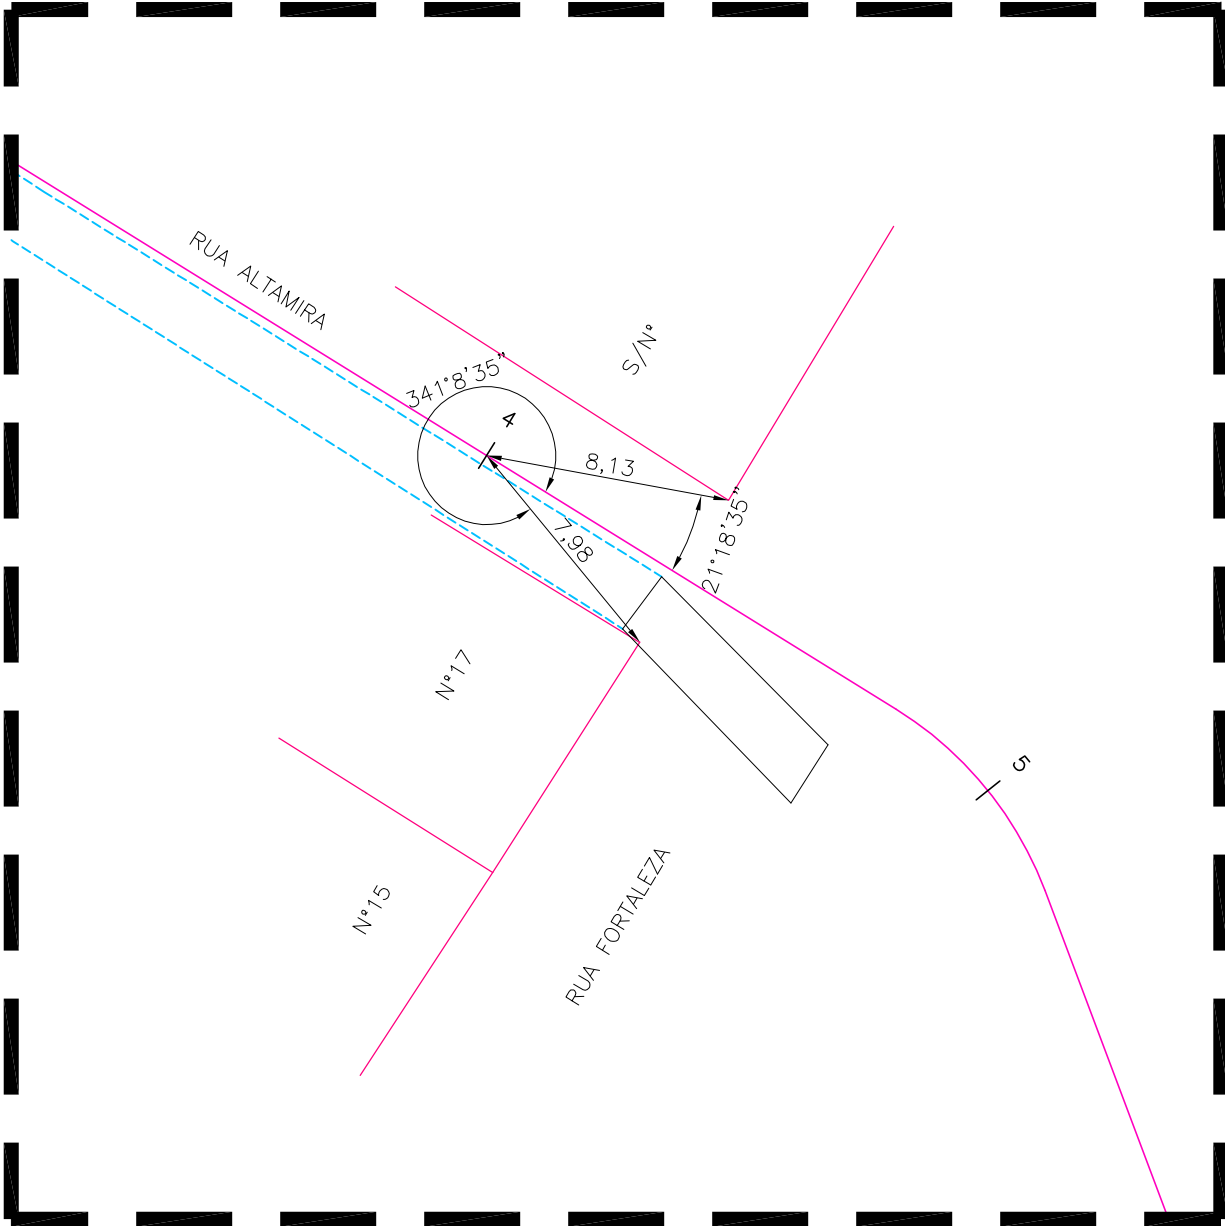

DETALHE DA AMARRAÇÃO DA E4+0,00 DA RUA CANAL DA RUA ALTAMIRA COM EDIFICAÇÕES 17 E S/N°

DATA	REVISÃO	DESCRIÇÃO



Rua Ricardo Salazar, 83, Prado, Recife-PE.
CEP 50.720-120 Fone/Fax:(0**81) 3878-5555.
e-mail:geosistemas@geosistemas.com.br
C.N.P.J.: 70.073.275/0001-30

ELABORAÇÃO DA ADEQUAÇÃO DOS PROJETOS EXECUTIVOS DE ENGENHARIA
PARA AS UE'S 06 E 08 (JARDIM BRASIL), EM OLINDA

PROJETO :

PROJETO GEOMÉTRICO DAS UE'S 06 E 08 (JARDIM BRASIL)

LOCAL :

JARDIM BRASIL (BACIA 01, 02 E 03) - OLINDA/PE

CONTEÚDO :
DETALHE DE AMARRAÇÃO

ESCALA :
1/250

DATA :
ABRIL/2022

RESPONSÁVEL TÉCNICO GERAL:
ROBERTO LEMOS MUNIZ Eng° Civil CREA 12.492-D/PE

EQUIPE TÉCNICA

PROPRIETÁRIO

RESPONSÁVEL TÉCNICO

PRANCHA :

01
/01