



- CONVENÇÕES
- EDIFICAÇÃO
 - MURO
 - MEIO-FIO EXISTENTE
 - CANAL / CANALETA EXISTENTE
 - POÇO DE VISITA TIPO GAVETA EXISTENTE
 - POÇO DE VISITA TIPO TAMPÃO DA DRENAGEM EXISTENTE
 - POÇO DE VISITA DE SERVIÇOS PÚBLICOS EXISTENTE
 - GALERIA EXISTENTE
 - CAIXA DE PASSAGEM DE ESGOTO CONDOMINIAL EXISTENTE
 - POÇO DE VISITA DE ESGOTO EXISTENTE
 - RN
 - EIXO DE PROJETO
 - MEIO-FIO PROJETADO
 - POÇO DE VISITA TIPO GAVETA PROJETADO
 - SENTIDO DO ESCOAMENTO
 - CANALETA PROJETADA

DATA	REVISÃO	DESCRIÇÃO



GEO SISTEMAS
Engenharia & Planejamento

Rua Ricardo Salazar, 83, Prado, Recife-PE.
CEP 50.720-120 Fone/Fax: (071) 3878-5555.
e-mail: geosistemas@geosistemas.com.br
C.N.P.J.: 70.073.275/0001-30

ELABORAÇÃO DA ADEQUAÇÃO DOS PROJETOS EXECUTIVOS DE ENGENHARIA
PARA AS UES 06 E 08 (JARDIM BRASIL), EM OLINDA

PROJETO:
PROJETO DE DRENAGEM DAS UES 06 E 08 (JARDIM BRASIL)

LOCAL:
JARDIM BRASIL (BACIA 01, 02 E 03) - OLINDA/PE

CONTEÚDO:
PLANTA BAIXA

ESCALA:
1/500

DATA:
MAIO/2022

RESPONSÁVEL TÉCNICO GERAL:
ROBERTO LEMOS MUNIZ Engº Civil CREA 12.492-D/PE

EQUIPE TÉCNICA

PROPRIETÁRIO


Angela Paulina Moura Crasto
Coordenadora Técnica
Engª Civil CREA 12.492-D/PE
Geosistemas Engenharia LTDA

RESPONSÁVEL TÉCNICO


PRANCHAS:

01 / 02

RUA ARTUR DE SÁ (LADO ESQUERDO)

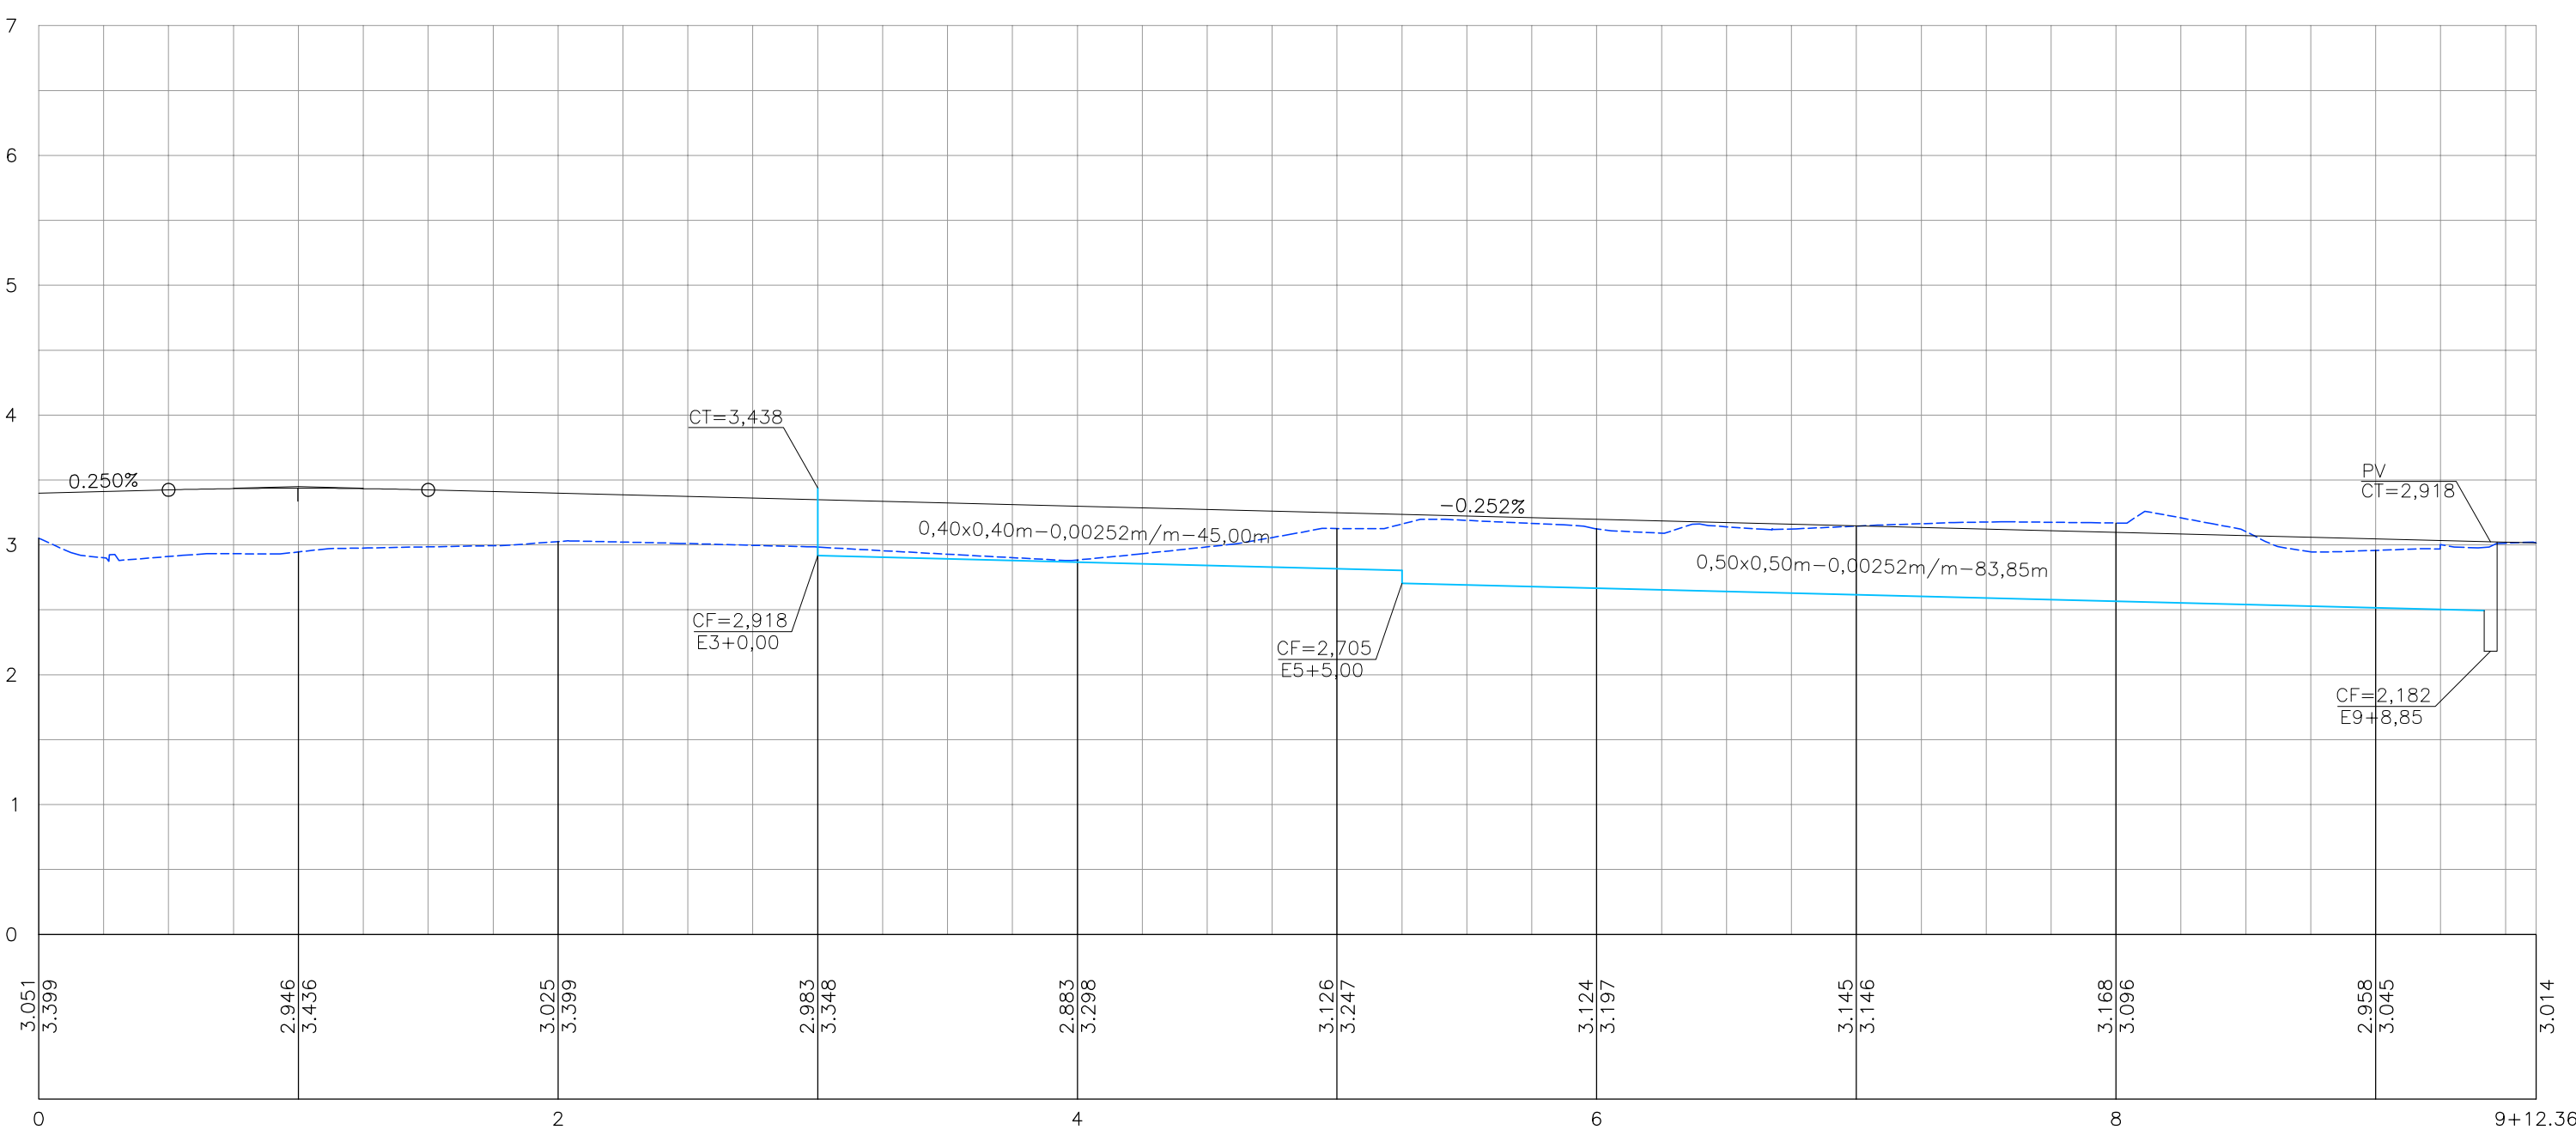

RUA ARTUR DE SÁ (LADO DIREITO)

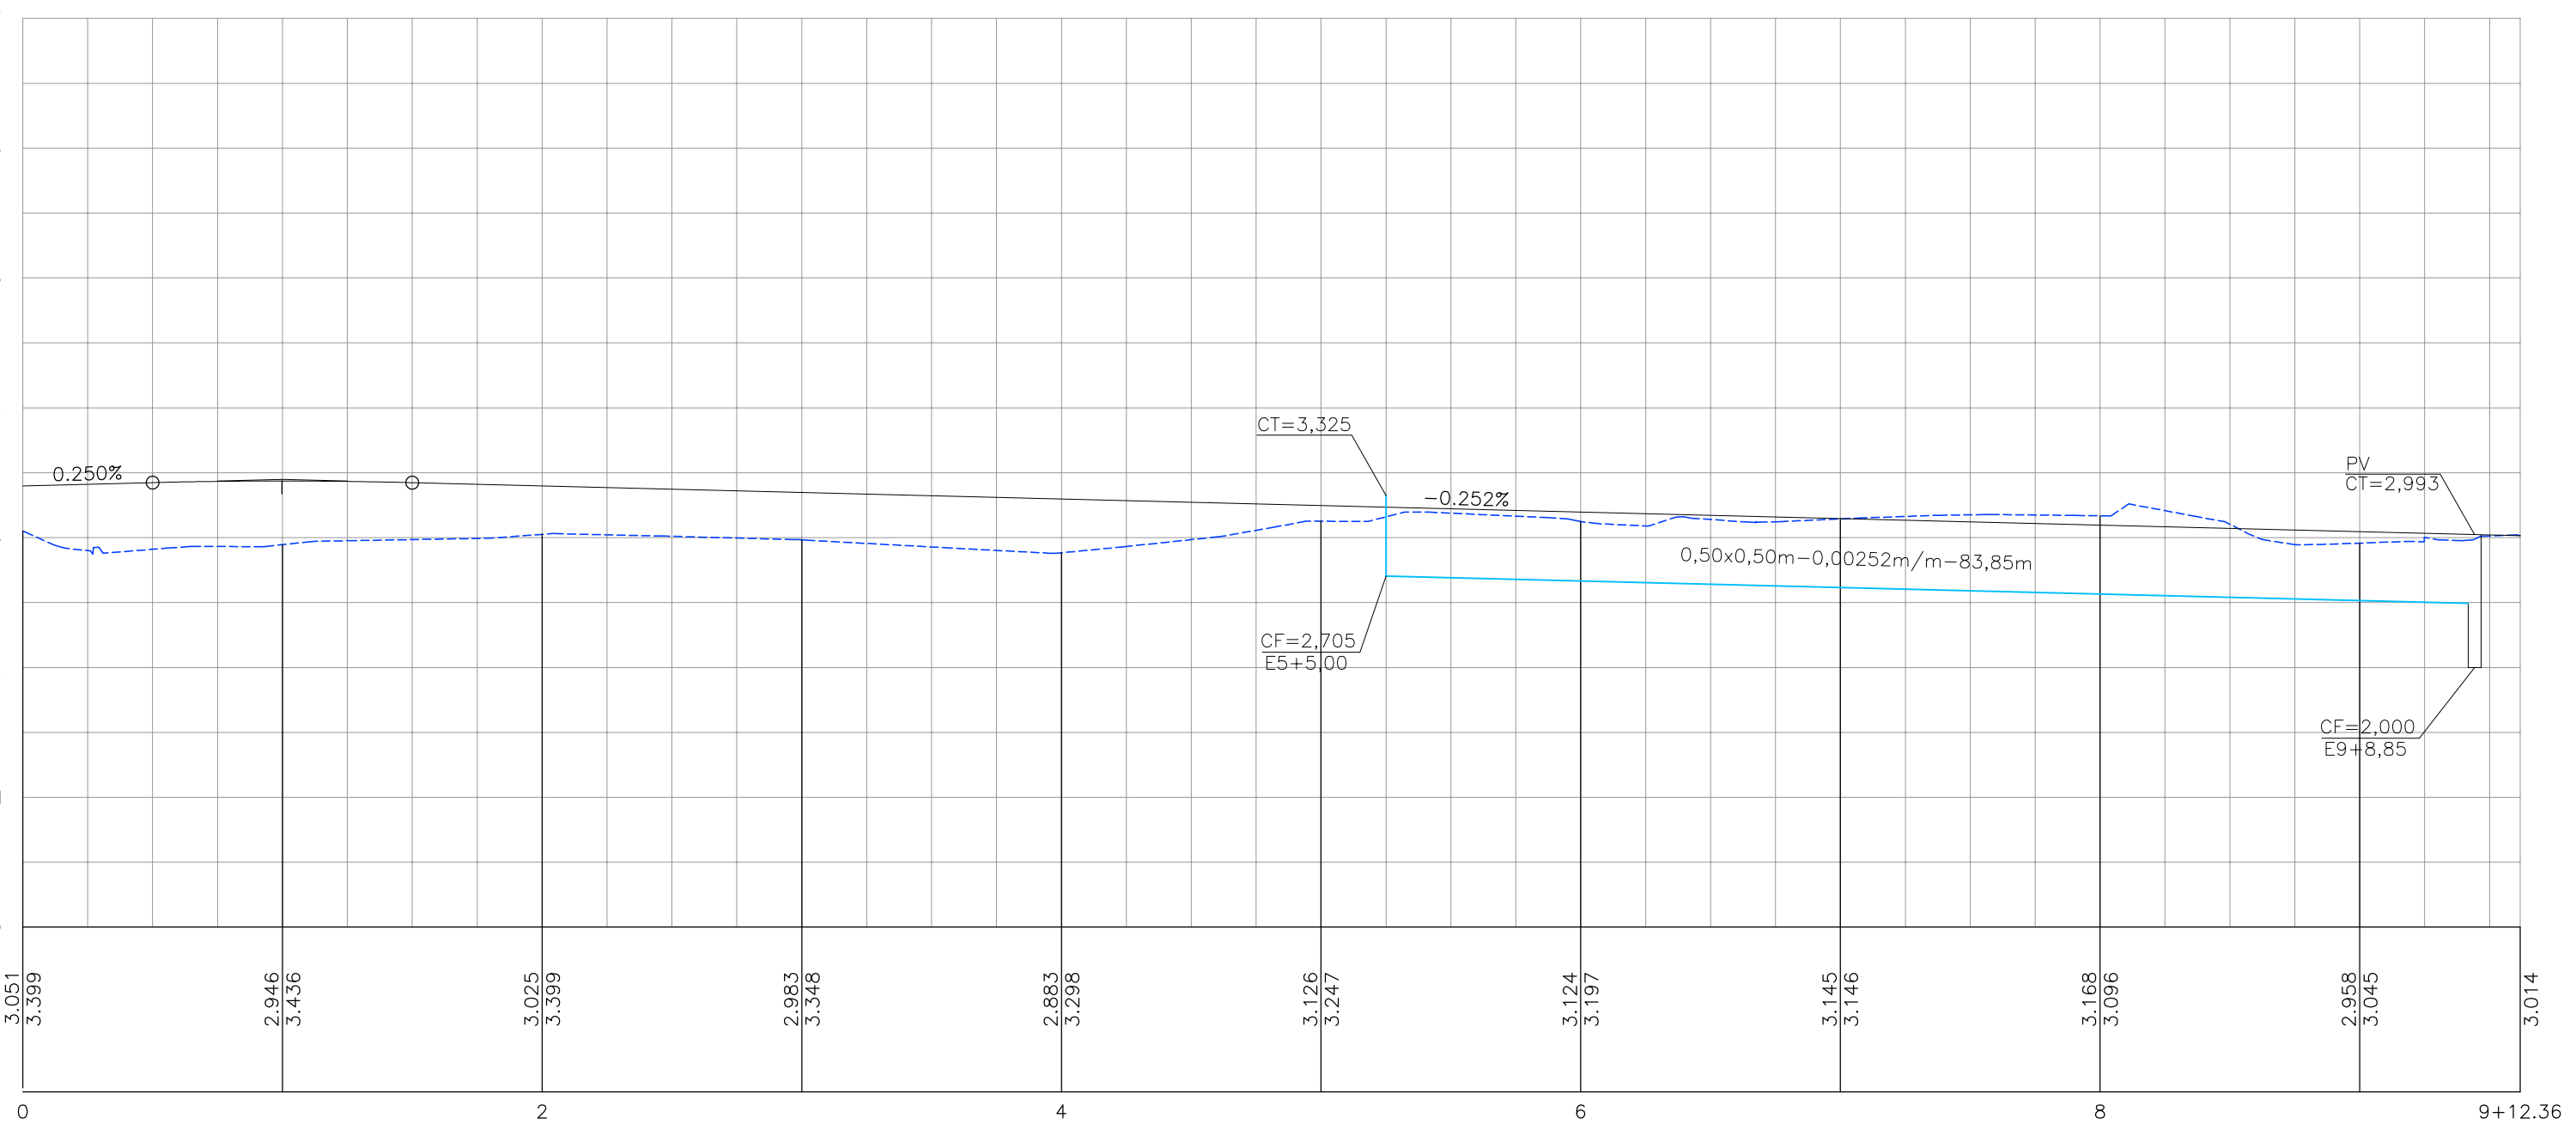

- CONVENÇÕES
- GREIDE EXISTENTE
 - GREIDE PROJETADO DE PAVIMENTAÇÃO / TERRAPLENAGEM
 - CANALETA PROJETADA

DATA	REVISÃO	DESCRIÇÃO



Rua Ricardo Salazar, 83, Prado, Recife-PE.
CEP: 50.720-120 Fone/Fax: (071) 3878-5555.
e-mail:geosistemas@geosistemas.com.br
C.N.P.J.: 70.073.275/0001-30

ELABORAÇÃO DA ADEQUAÇÃO DOS PROJETOS EXECUTIVOS DE ENGENHARIA
PARA AS UES 06 E 08 (JARDIM BRASIL), EM OLINDA

PROJETO:
PROJETO DE DRENAGEM DAS UES 06 E 08 (JARDIM BRASIL)

LOCAL:
JARDIM BRASIL (BACIA 01, 02 E 03) - OLINDA/PE

CONTEUDO:
PERFIL LONGITUDINAL

ESCALA:
HOR:1/500 E VER:1/50
DATA:
MAIO/2022


RESPONSÁVEL TÉCNICO GERAL:
ROBERTO LEMOS MUNIZ Engº CIVIL CREA 12.492-D/PE

EQUIPE TÉCNICA

PROPRIETÁRIO

Angela Paula de Moura Crasto
Engª Civil CREA 13.343-PE
Geosistemas Engenharia e Planejamento LTDA

RESPONSÁVEL TÉCNICO

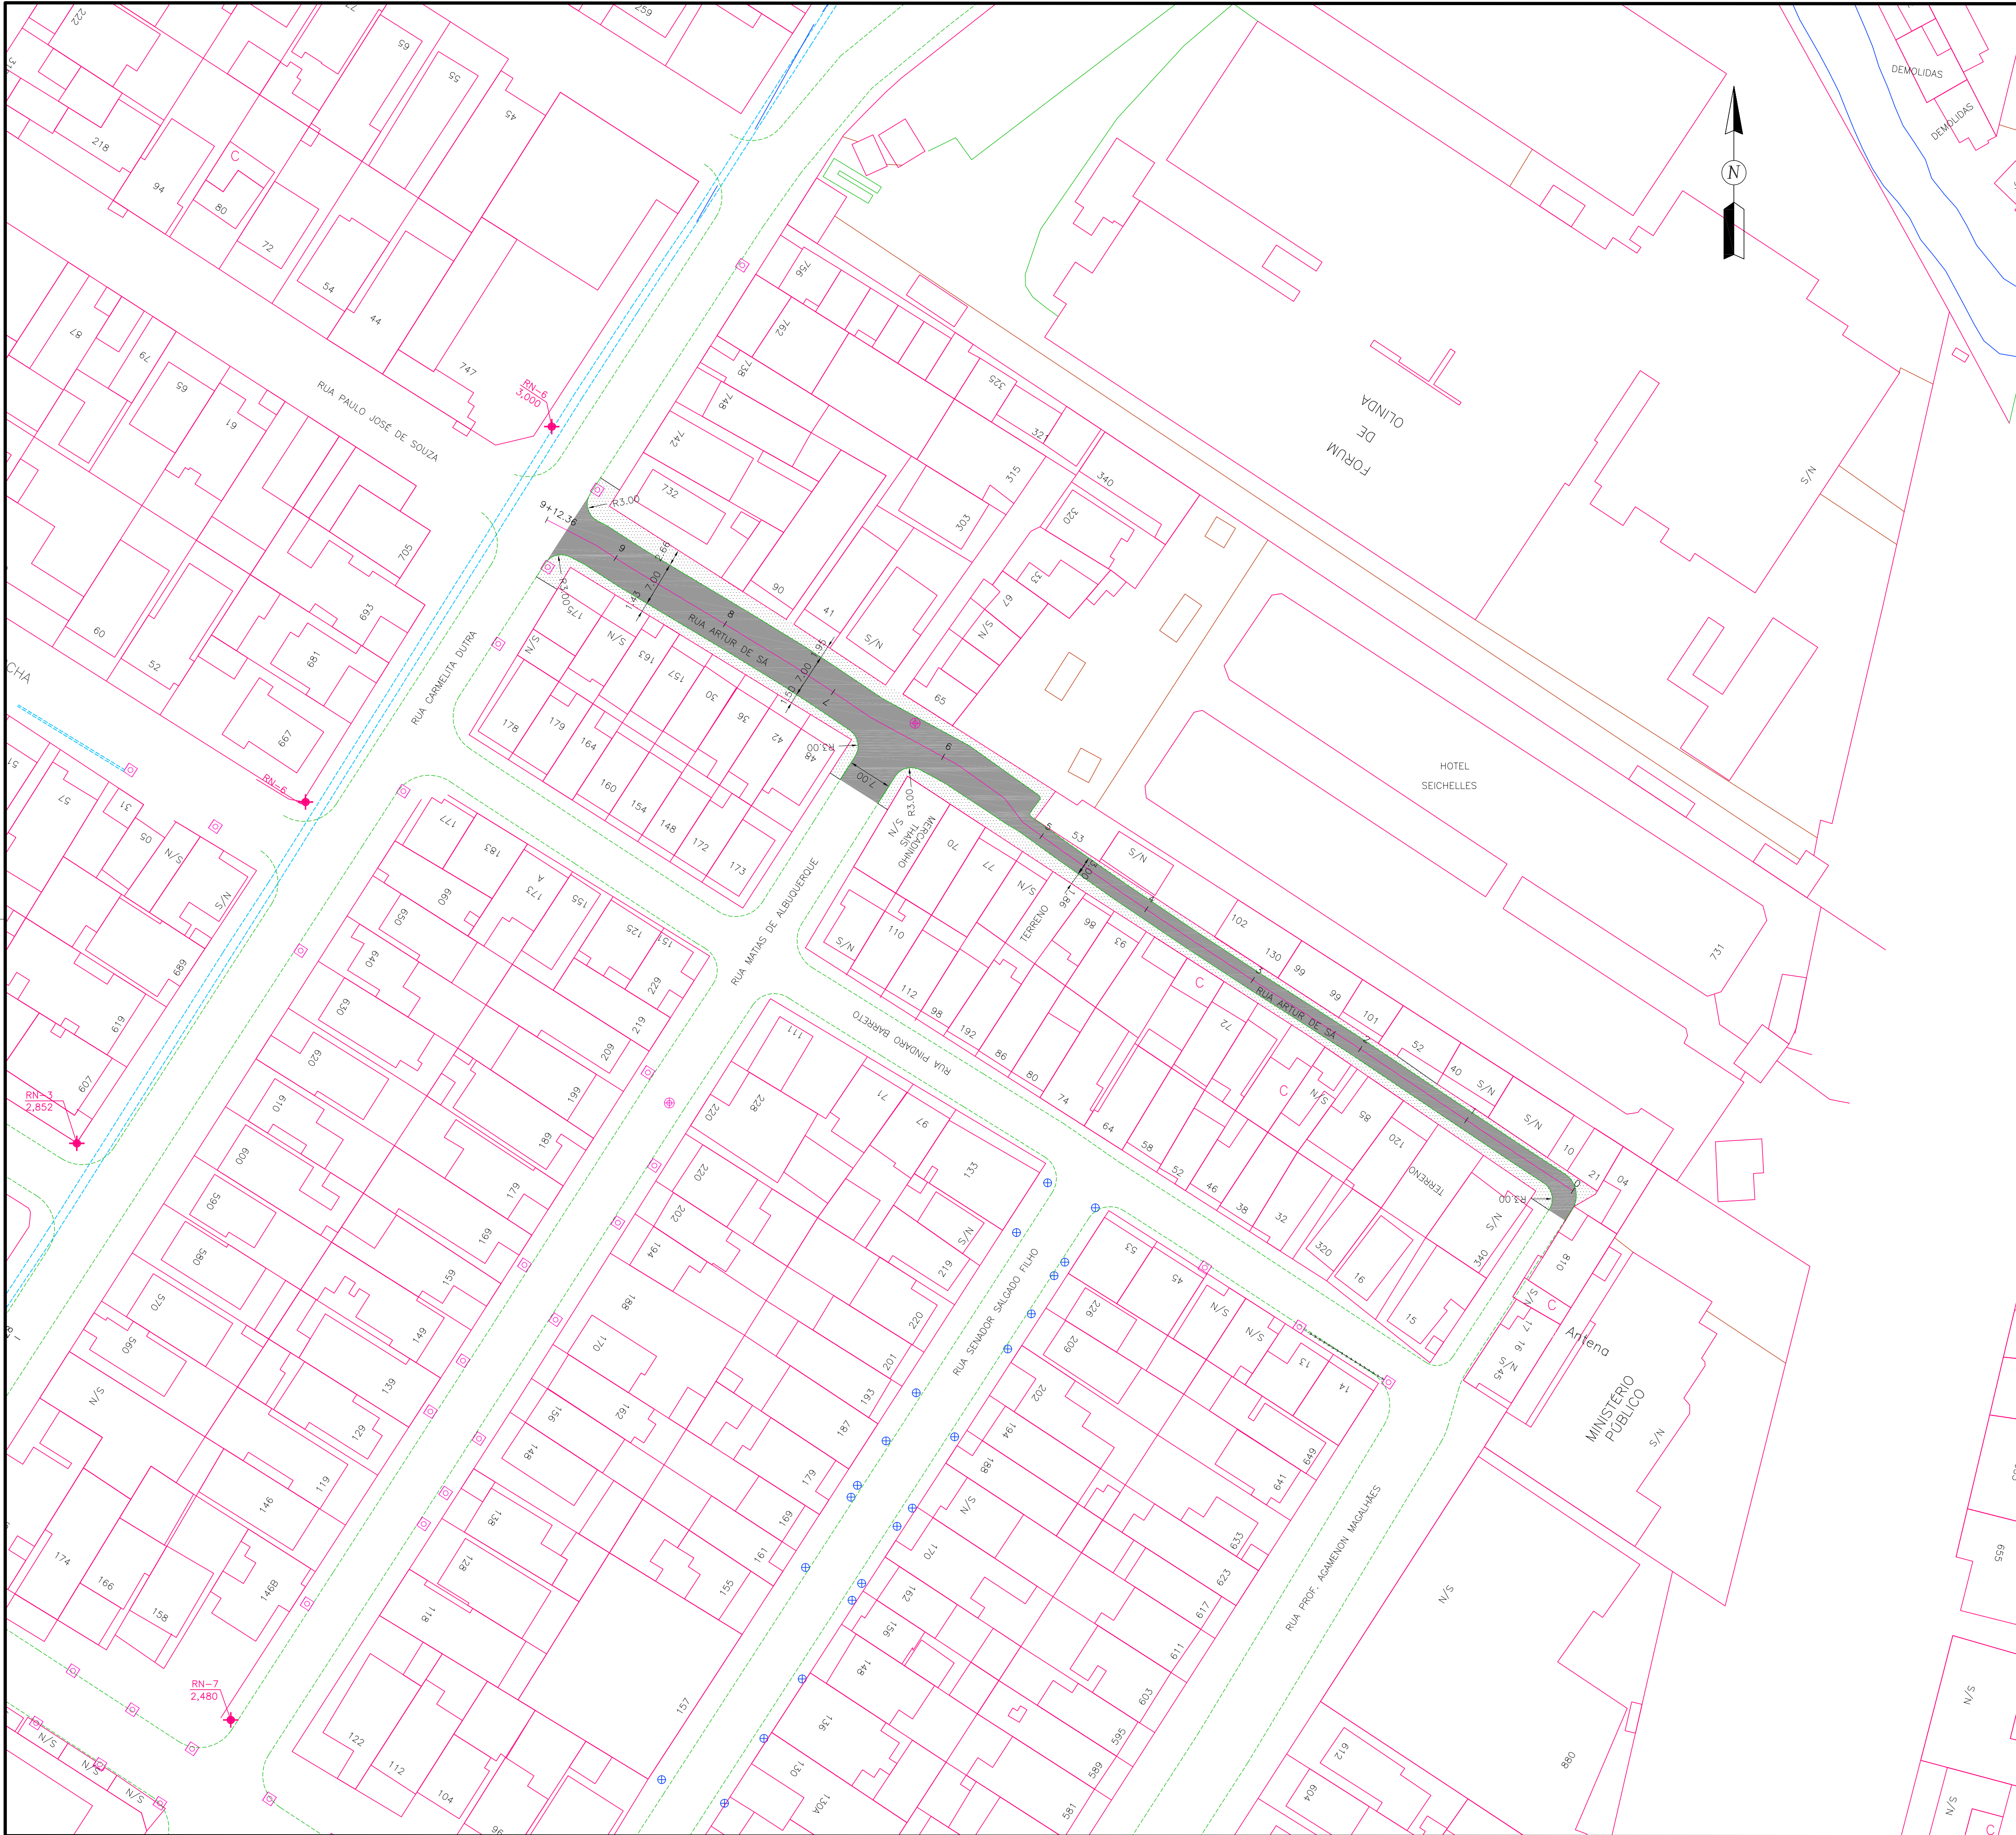

- CONVENÇÕES
- EDIFICAÇÃO
 - MURO
 - MEIO-FIO EXISTENTE
 - CERCA
 - CALÇADA
 - CANALETA EXISTENTE
 - POÇO DE VISITA TIPO GAVETA EXISTENTE
 - POÇO DE VISITA TIPO TAMPÃO DA DRENAGEM EXISTENTE
 - POÇO DE VISITA DE SERVIÇOS PÚBLICOS EXISTENTE
 - GALERIA EXISTENTE
 - CAIXA DE PASSAGEM DE ESGOTO CONDOMINIAL EXISTENTE
 - POÇO DE VISITA DE ESGOTO EXISTENTE
 - TUBO DE ESGOTO EXISTENTE
 - RN
 - EIXO DE PROJETADO
 - MEIO-FIO PROJETADO
 - PASSEIO PROJETADO
 - RUAS A SER PAVIMENTADA

DATA	REVISÃO	DESCRIÇÃO



Rua Ricardo Salazar, 83, Prado, Recife-PE.
CEP 50.720-120 Fone/Fax: (071) 3878-5555.
e-mail: geosistemas@geosistemas.com.br
C.N.P.J.: 70.073.275/0001-30

ELABORAÇÃO DA ADEQUAÇÃO DOS PROJETOS EXECUTIVOS DE ENGENHARIA
PARA AS UES 06 E 08 (JARDIM BRASIL), EM OLINDA

PROJETO:
PROJETO GEOMÉTRICO DAS UES 06 E 08 (JARDIM BRASIL)

LOCAL:
JARDIM BRASIL (BACIA 01, 02 E 03) - OLINDA/PE

CONTEÚDO:
PLANTA BAIXA

ESCALA:
1/500

DATA:
MAIO/2022

RESPONSÁVEL TÉCNICO GERAL:
ROBERTO LEMOS MUNIZ Engº Civil CREA 12.492-D/PE

EQUIPE TÉCNICA


PROPRIETÁRIO

Angela Paula de Maura Crasto
Gerente de Projetos
Engª Civil CREA 12.492-D/PE
GEO SISTEMAS Engenharia & Planejamento LTDA

RESPONSÁVEL TÉCNICO

PRANCHAS:

01 / 02

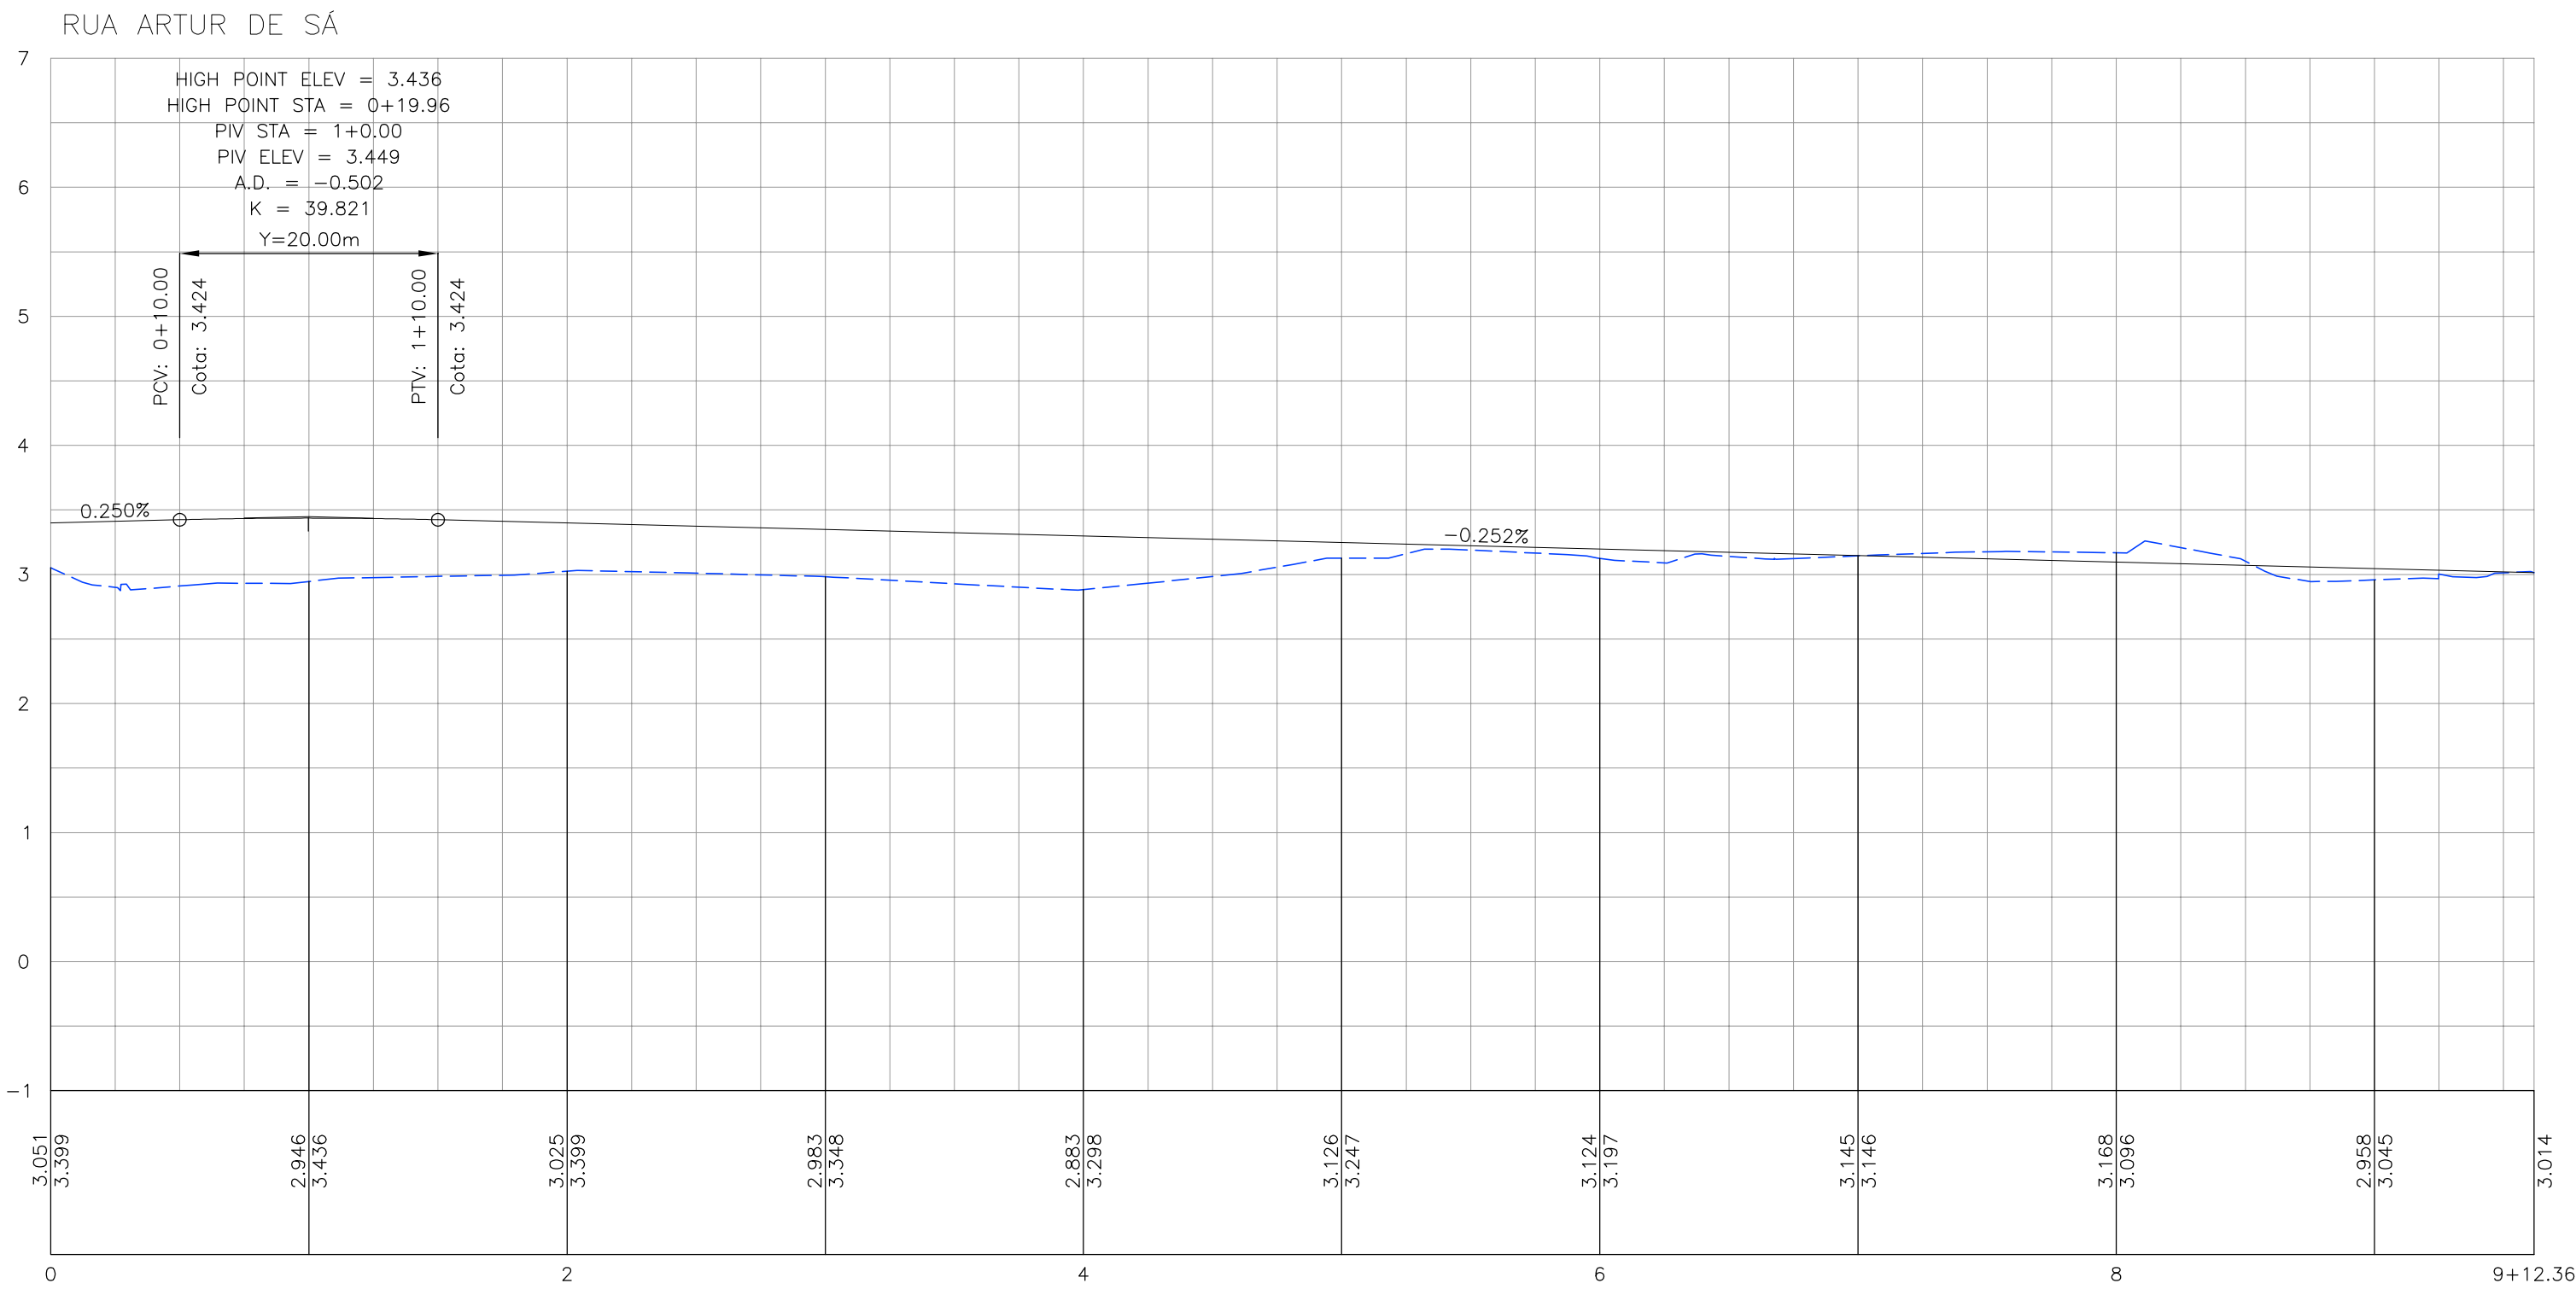

CONVENÇÕES

--- GREIDE EXISTENTE

— GREIDE PROJETADO DE PAVIMENTAÇÃO / TERRAPLENAGEM

DATA	REVISÃO	DESCRIÇÃO



GEO SISTEMAS
Engenharia & Planejamento

Rua Ricardo Salazar, 83, Prado, Recife-PE.
CEP: 50.720-120 Fone/Fax: (0**81) 3878-5555.
e-mail: geosistemas@geosistemas.com.br
C.N.P.J.: 70.073.275/0001-30

ELABORAÇÃO DA ADEQUAÇÃO DOS PROJETOS EXECUTIVOS DE ENGENHARIA
PARA AS UES 06 E 08 (JARDIM BRASIL), EM OLINDA

PROJETO:
PROJETO GEOMÉTRICO DAS UES 06 E 08 (JARDIM BRASIL)

LOCAL:
JARDIM BRASIL (BACIA 01, 02 E 03) - OLINDA/PE

CONTEÚDO:
PERFIL LONGITUDINAL

ESCALA:
HOR.:1/500 E VER.:1/50

DATA:
MAIO/2022


RESPONSÁVEL TÉCNICO GERAL:
ROBERTO LEMOS MUNIZ Engº CIVIL CREA 12.492-D/PE

EQUIPE TÉCNICA

PROPRIETÁRIO

Angela Paula de Moura Crasto
Engª Civil - CREA 12.492-D/PE
GEO SISTEMAS - Engenharia e Planejamento LTDA

RESPONSÁVEL TÉCNICO

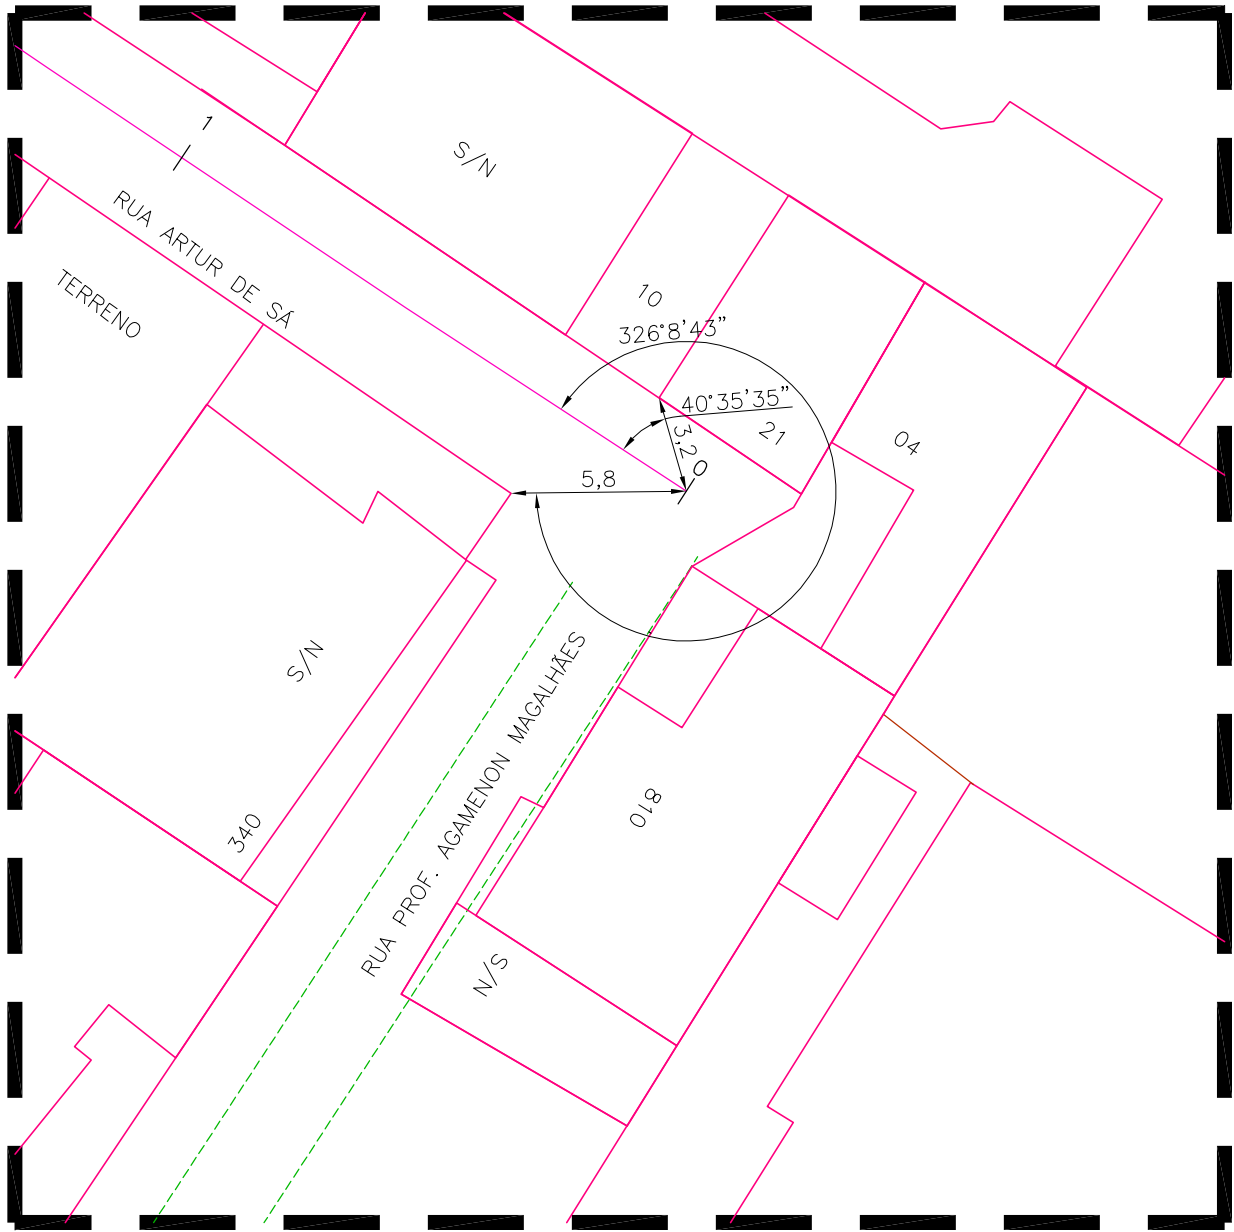

DETALHE DA AMARRAÇÃO DA E0+0,00 DA
RUA ARTUR DE SÁ
COM EDIFICAÇÕES N°10 E S/N°

DATA	REVISÃO	DESCRIÇÃO



Rua Ricardo Salazar, 83, Prado, Recife-PE.
CEP 50.720-120 Fone/Fax:(0**81) 3878-5555.
e-mail:geosistemas@geosistemas.com.br
C.N.P.J.: 70.073.275/0001-30

ELABORAÇÃO DA ADEQUAÇÃO DOS PROJETOS EXECUTIVOS DE ENGENHARIA
PARA AS UE'S 06 E 08 (JARDIM BRASIL), EM OLINDA

PROJETO :

PROJETO GEOMÉTRICO DAS UE'S 06 E 08 (JARDIM BRASIL)

LOCAL :

JARDIM BRASIL (BACIA 01, 02 E 03) - OLINDA/PE

CONTEÚDO :

DETALHE DE AMARRAÇÃO

ESCALA :

1/250

DATA :

MAIO/2022

RESPONSÁVEL TÉCNICO GERAL:

ROBERTO LEMOS MUNIZ Engº Civil CREA 12.492-D/PE

EQUIPE TÉCNICA













PROPRIETÁRIO

RESPONSÁVEL TÉCNICO

PRANCHA :

01/01

RUA ARTUR DE SÁ

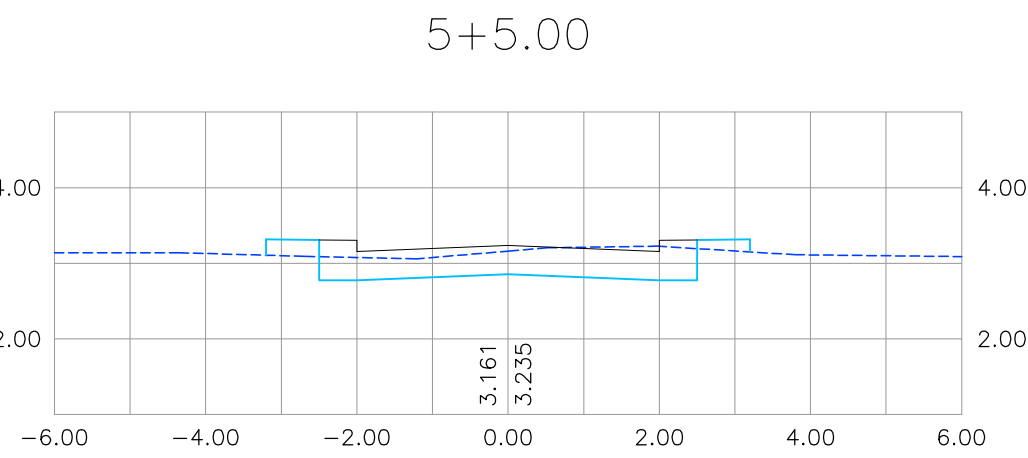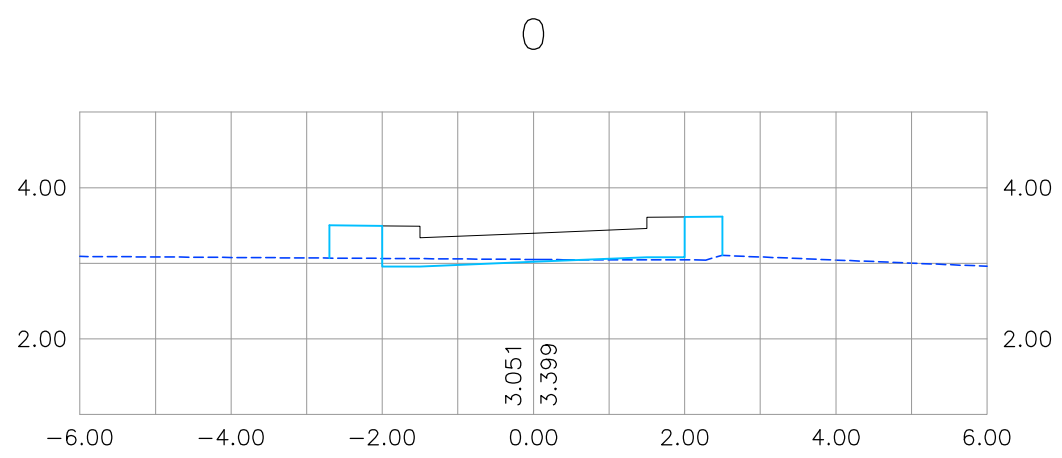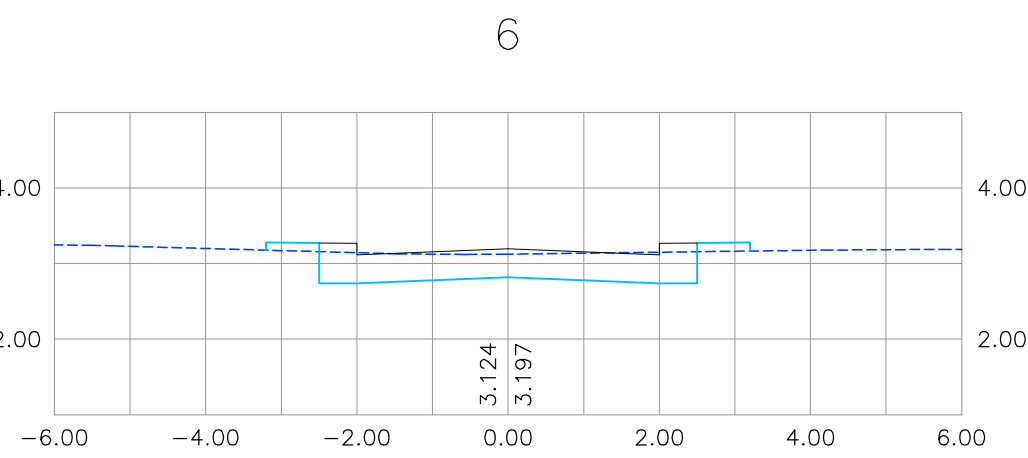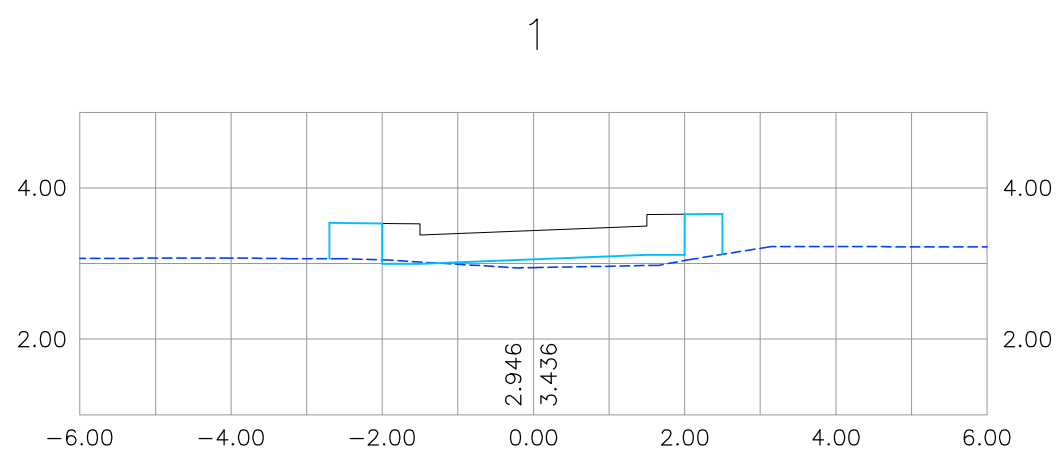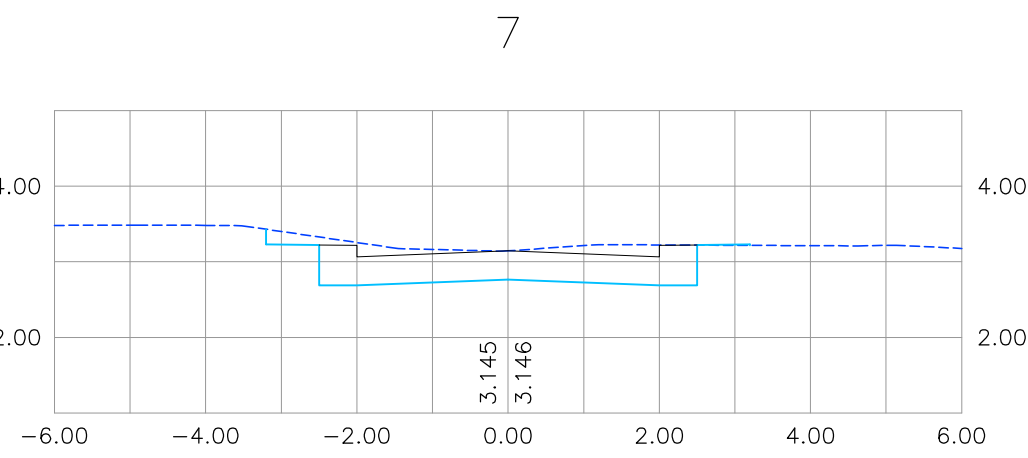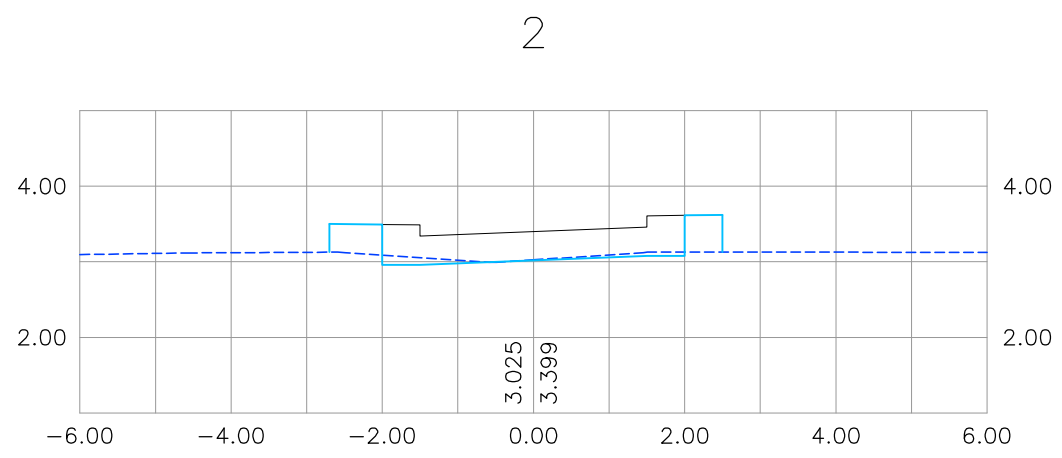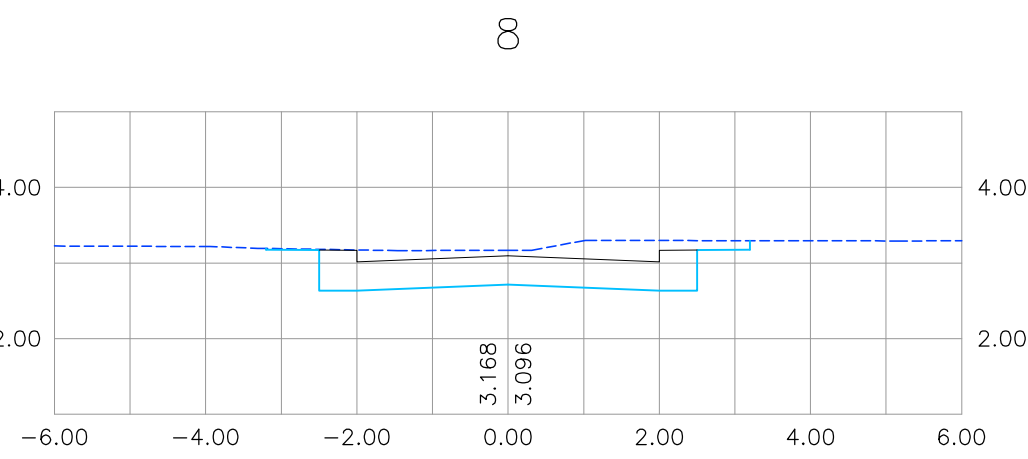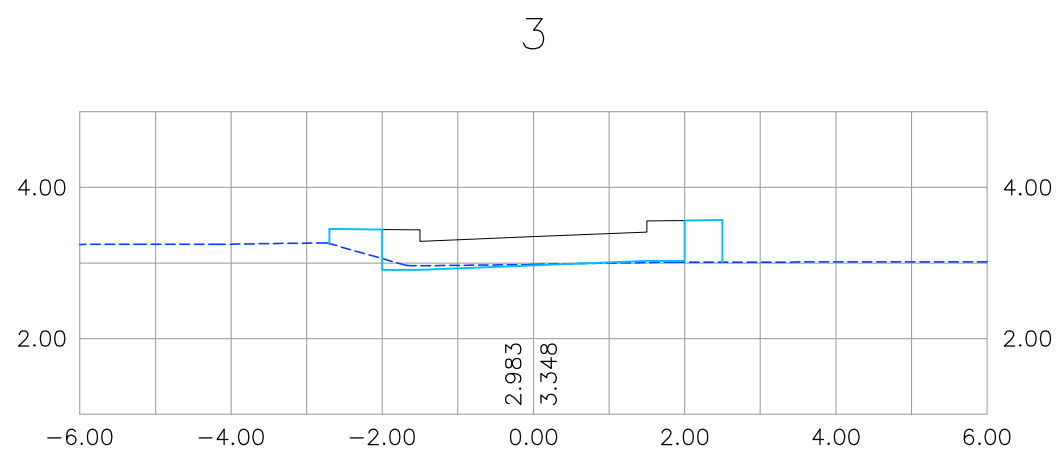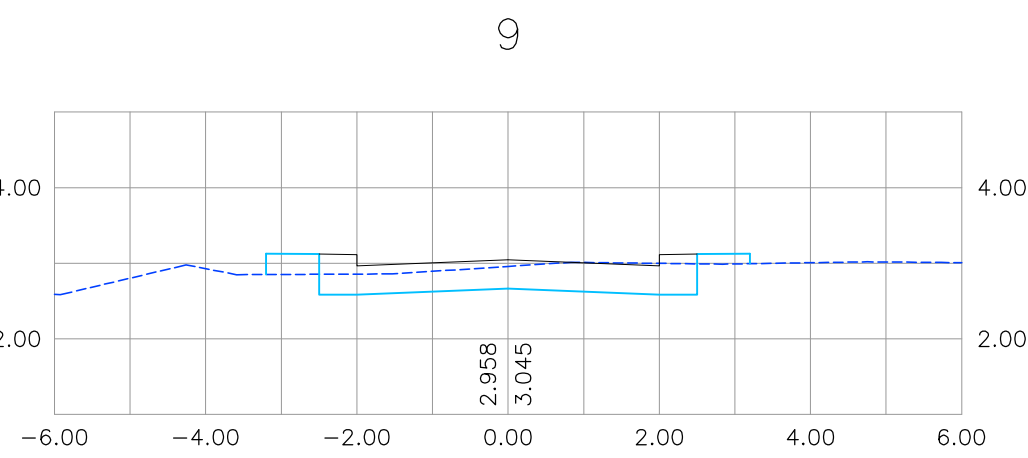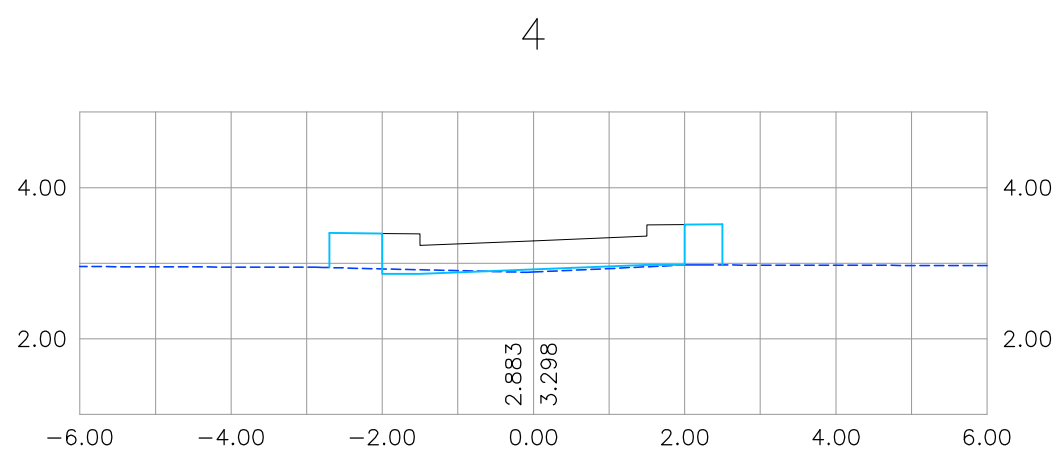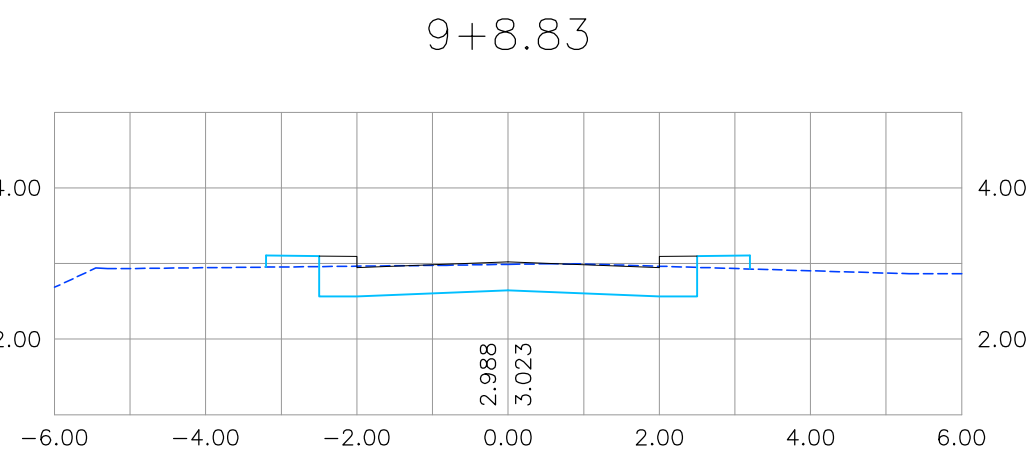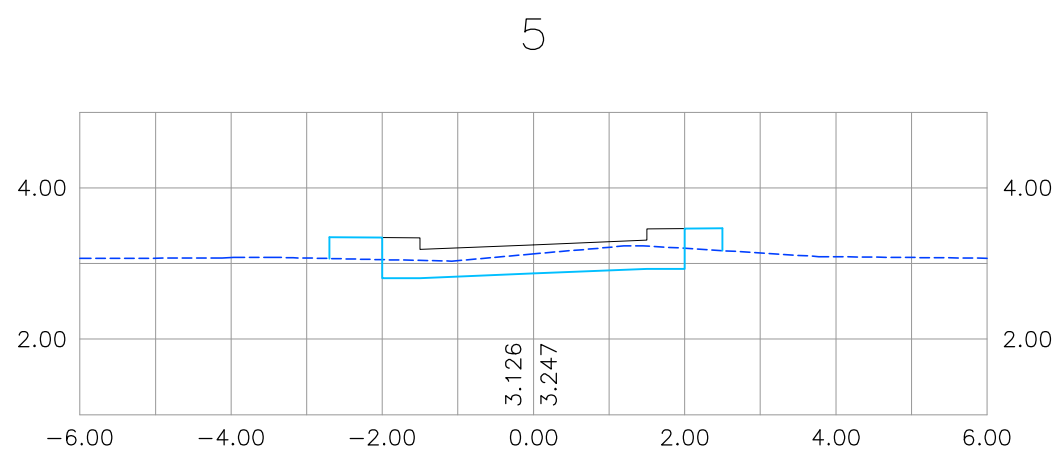

CONVENÇÕES

- GREIDE EXISTENTE
- PLATAFORMA DO PAVIMENTO
- PLATAFORMA DE TERRAPLENAGEM

DATA	REVISÃO	DESCRIÇÃO



Rua Ricardo Salazar, 83, Prado, Recife-PE.
CEP: 50.720-120 Fone/Fax: (071) 3878-5555.
e-mail: geosistemas@geosistemas.com.br
C.N.P.J.: 70.073.275/0001-30

ELABORAÇÃO DA ADEQUAÇÃO DOS PROJETOS EXECUTIVOS DE ENGENHARIA PARA AS UES 06 E 08 (JARDIM BRASIL), EM OLINDA
PROJETO:
PROJETO TERRAPLENAGEM E PAVIMENTAÇÃO DAS UES 06 E 08 (JARDIM BRASIL)
LOCAL:
JARDIM BRASIL (BACIA 01, 02 E 03) - OLINDA/PE
CONTEÚDO:
SEÇÕES TRANSVERSAIS
ESCALA:
HOR: 1/100 E VER: 1/100
DATA:
MAIO/2022
RESPONSÁVEL TÉCNICO GERAL:
ROBERTO LEMOS MUNIZ Engº Civil CREA 12.492-D/PE
EQUIPE TÉCNICA

PROPRIETÁRIO	Angela Paula de Moura Crasto Gerente de Projetos Engª Civil CREA 12.492-D/PE Geosistemas Engenharia & Planejamento, LTDA
RESPONSÁVEL TÉCNICO	