



- CONVENÇÕES
- EDIFICAÇÃO
 - MURO
 - MEIO-FIO EXISTENTE
 - CANAL / CANALETA EXISTENTE
 - POÇO DE VISITA TIPO GAVETA EXISTENTE
 - POÇO DE VISITA TIPO TAMPÃO DA DRENAGEM EXISTENTE
 - POÇO DE VISITA DE SERVIÇOS PÚBLICOS EXISTENTE
 - CAIXA DE PASSAGEM DE ESGOTO CONDOMINIAL EXISTENTE
 - POÇO DE VISITA DE ESGOTO EXISTENTE
 - RN
 - EIXO DE PROJETO
 - MEIO-FIO PROJETADO
 - POÇO DE VISITA TIPO GAVETA PROJETADO
 - CAIXA DE PASSAGEM PROJETADA
 - SENTIDO DO ESCOAMENTO
 - CANALETA PROJETADA
 - PASSEIO PROJETADO
 - GALERIA PROJETADA

DATA	REVISÃO	DESCRIÇÃO



GEO SISTEMAS
Engenharia & Planejamento

Rua Ricardo Salazar, 83, Prado, Recife-PE.
CEP 50.720-120 Fone/Fax: (071) 3878-5555.
e-mail: geosistemas@geosistemas.com.br
C.N.P.J.: 70.073.275/0001-30

ELABORAÇÃO DA ADEQUAÇÃO DOS PROJETOS EXECUTIVOS DE ENGENHARIA
PARA AS UES 06 E 08 (JARDIM BRASIL), EM OLINDA

PROJETO:
PROJETO DE DRENAGEM DAS UES 06 E 08 (JARDIM BRASIL)

LOCAL:
JARDIM BRASIL (BACIA 01, 02 E 03) - OLINDA/PE

CONTEÚDO:
PLANTA BAIXA

ESCALA:
1/500

DATA:
MAIO/2022


RESPONSÁVEL TÉCNICO GERAL:
ROBERTO LEMOS MUNIZ Engº Civil CREA 12.492-DIPE

EQUIPE TÉCNICA

PROPRIETÁRIO


RESPONSÁVEL TÉCNICO

Angela Pauline Moura Crasto
Engª Civil CREA 12.492-DIPE
Geosistemas Engenharia Ltda.

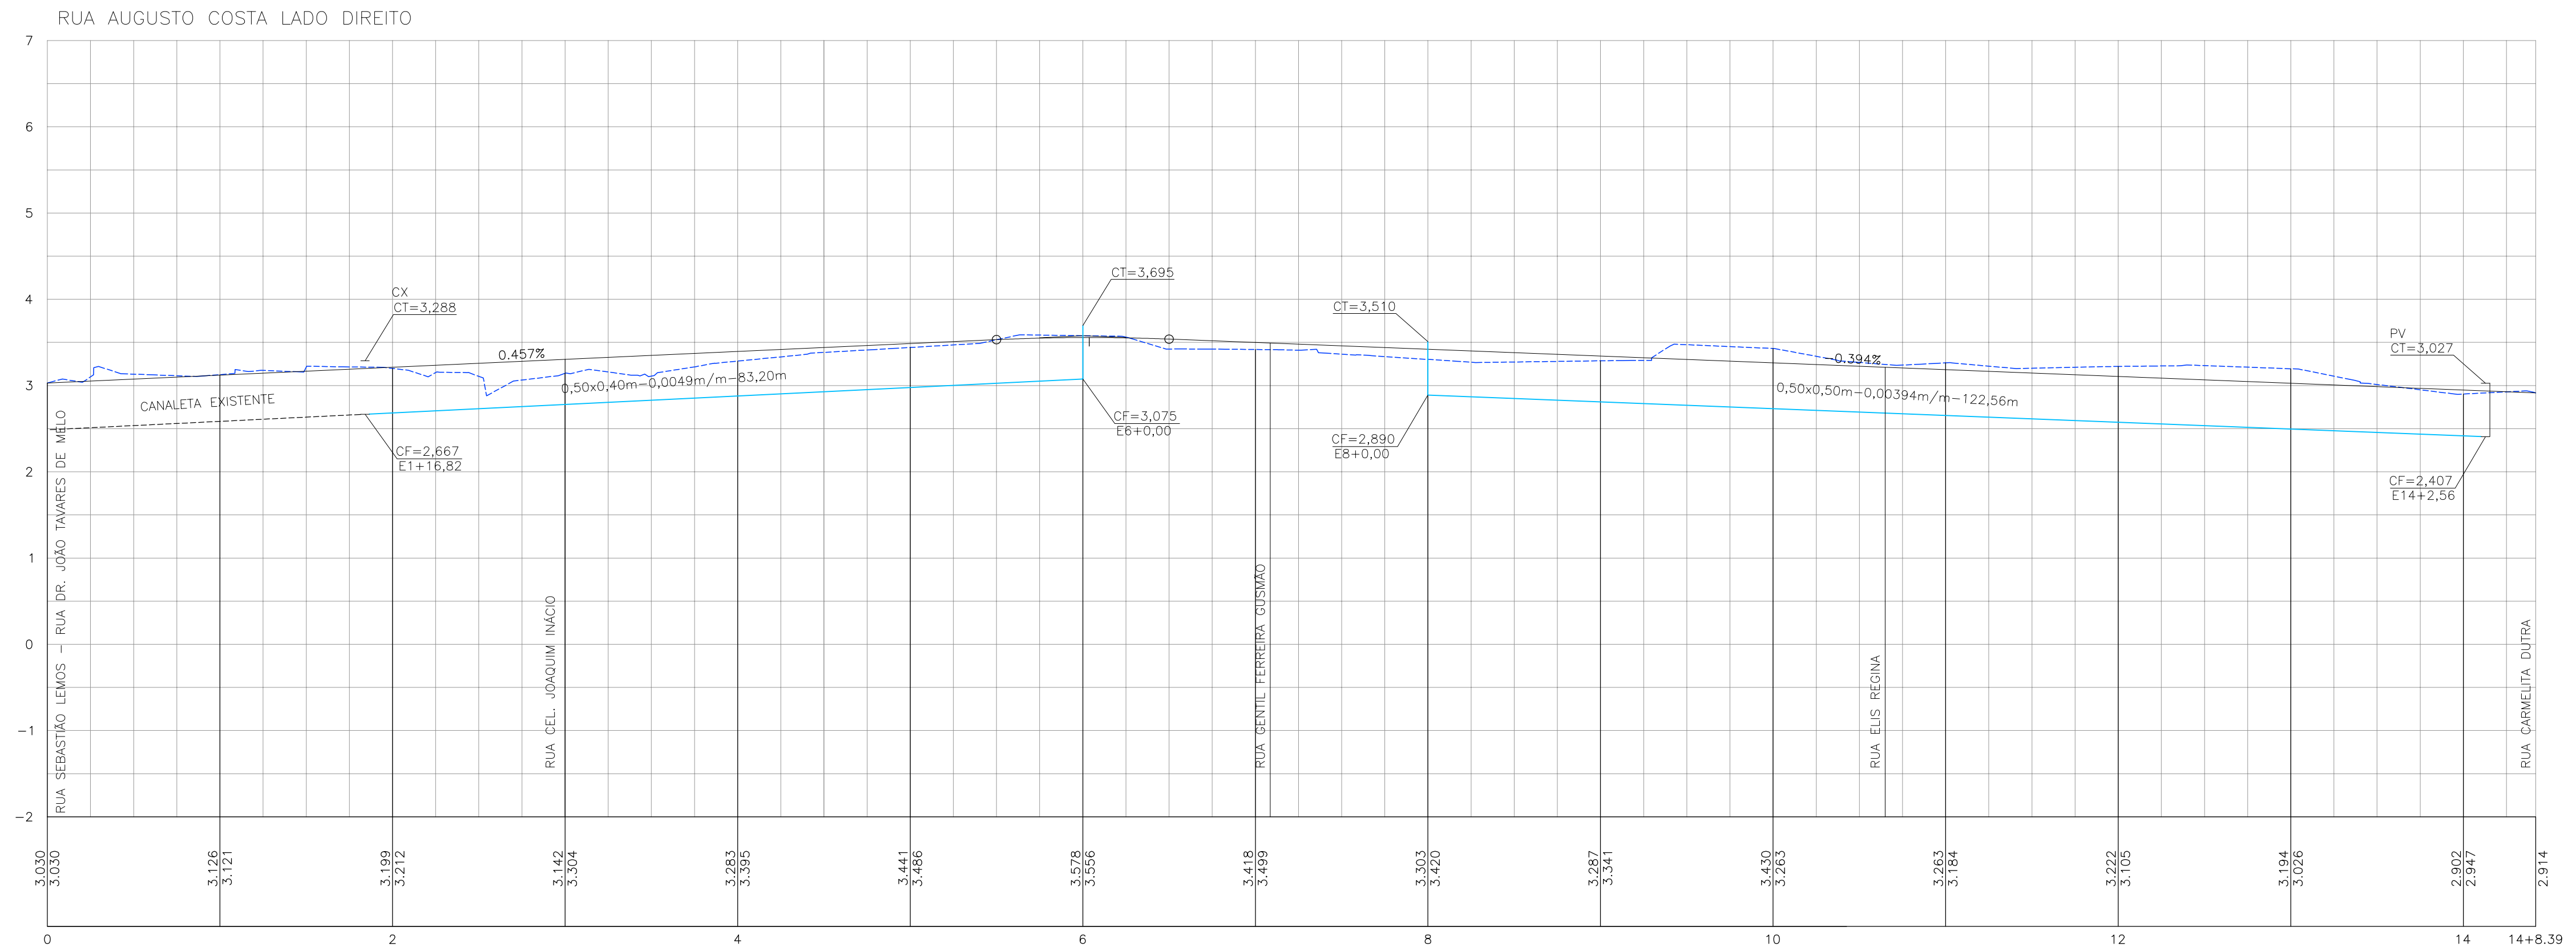

CONVENÇÕES

- GREIDE EXISTENTE
- GREIDE PROJETADO DE PAVIMENTAÇÃO / TERRAPLENAGEM
- CANALETA PROJETADA

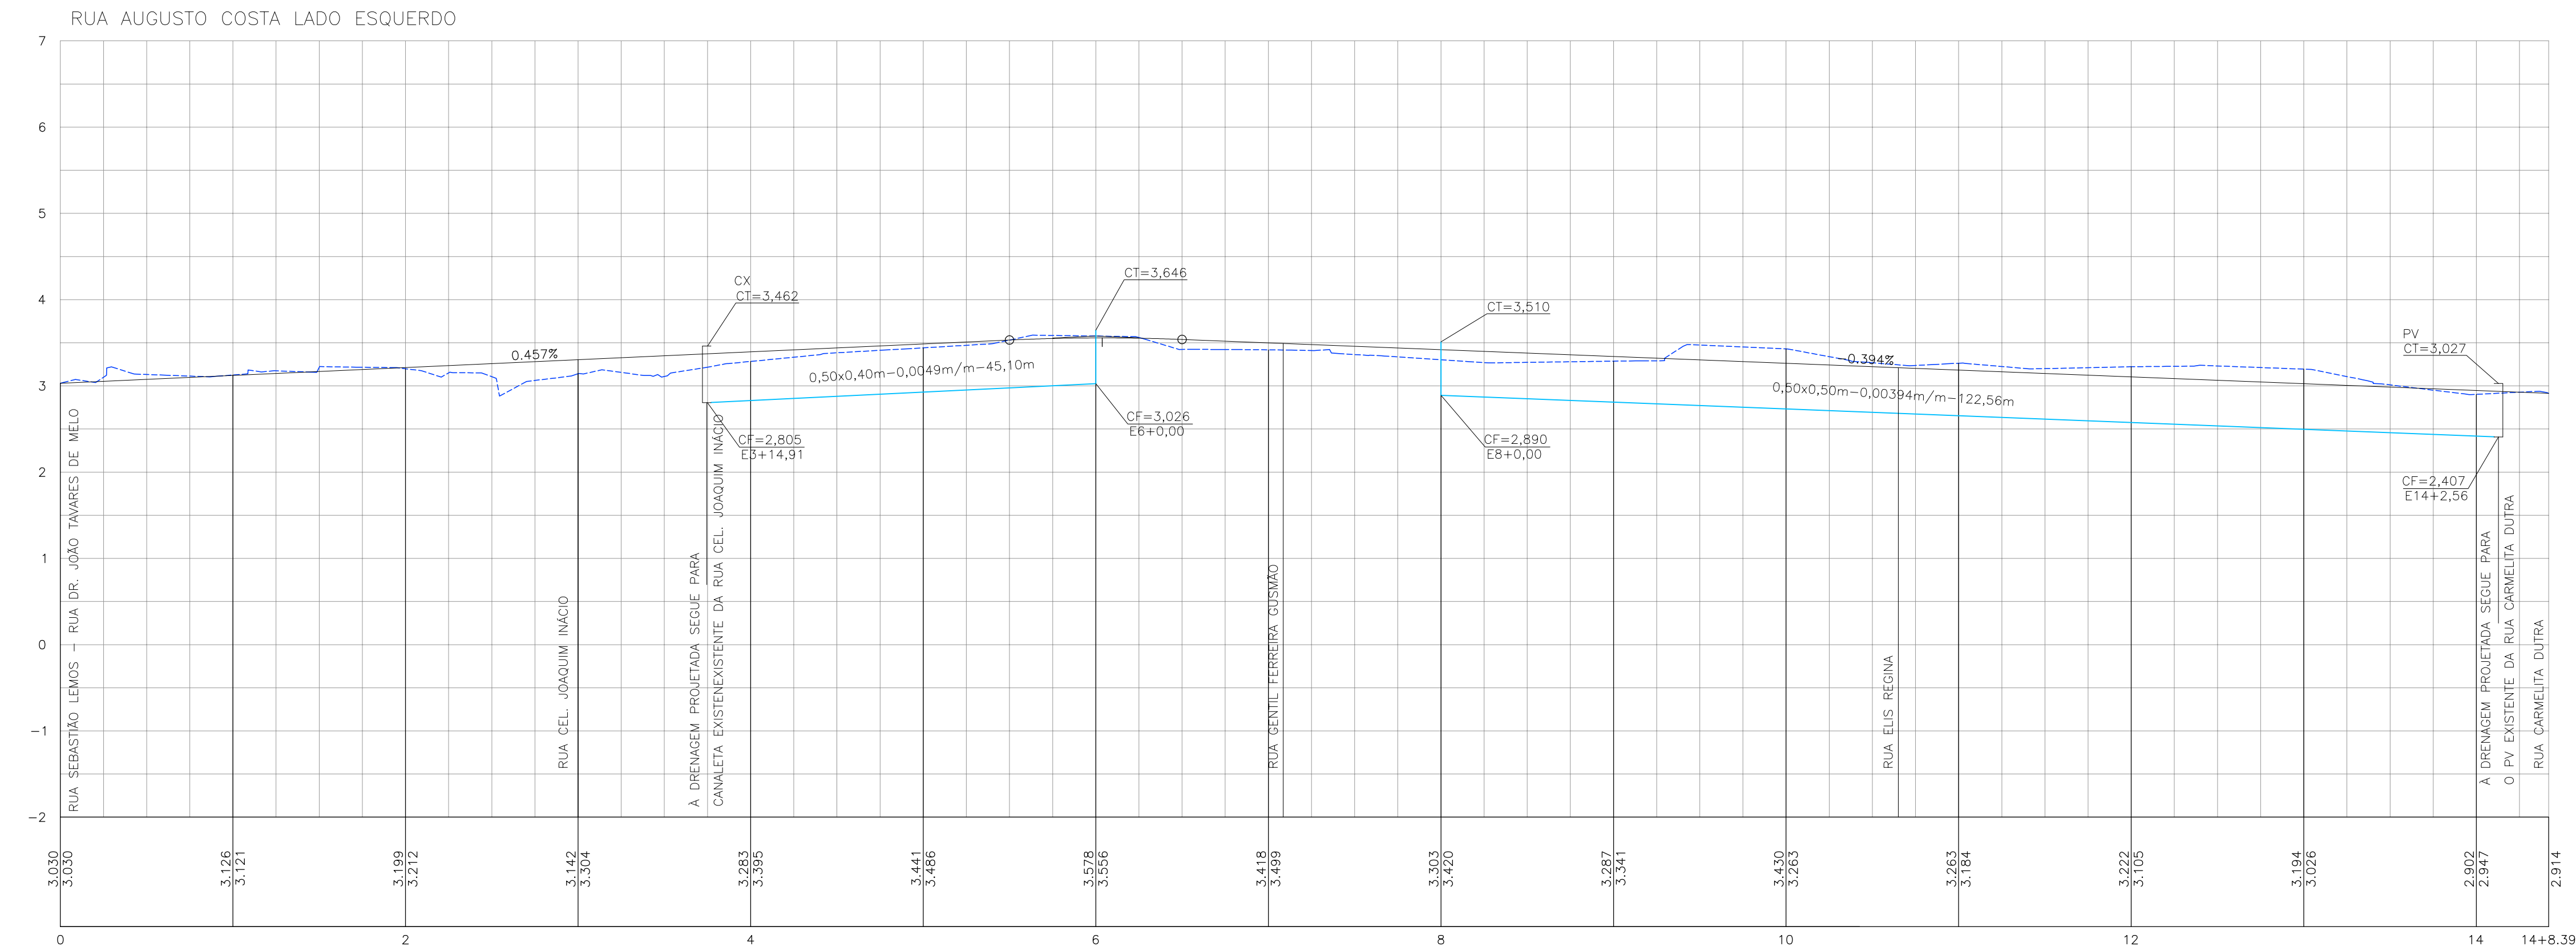

DATA	REVISÃO	DESCRIÇÃO



MAIS CONQUISTA PARA TODOS



Engenharia & Planejamento

Rua Ricardo Salazar, 83, Prado, Recife-PE.
CEP: 50.720-120 Fone/Fax: (071) 3878-5555.
e-mail: geosistemas@geosistemas.com.br
C.N.P.J.: 70.073.275/0001-30

ELABORAÇÃO DA ADEQUAÇÃO DOS PROJETOS EXECUTIVOS DE ENGENHARIA
PARA AS UES 06 E 08 (JARDIM BRASIL), EM OLINDA

PROJETO:

PROJETO DE DRENAGEM DAS UES 06 E 08 (JARDIM BRASIL)

LOCAL:

JARDIM BRASIL (BACIA 01, 02 E 03) - OLINDA/PE

CONTEÚDO:

PERFIL LONGITUDINAL

ESCALA:

HOR: 1/500 E VER: 1/50

DATA:

MAIO/2022

RESPONSÁVEL TÉCNICO GERAL:

ROBERTO LEMOS MUNIZ Engº CIVIL CREA 12.492-D/PE

EQUIPE TÉCNICA


PROPRIETÁRIO

RESPONSÁVEL TÉCNICO

Angela Paula de Moura Crasto
Gerente de Projetos
Engª Civil CREA 12.492-D/PE
Geosistemas Engenharia e Planejamento LTDA

FRANCHA:

02/02

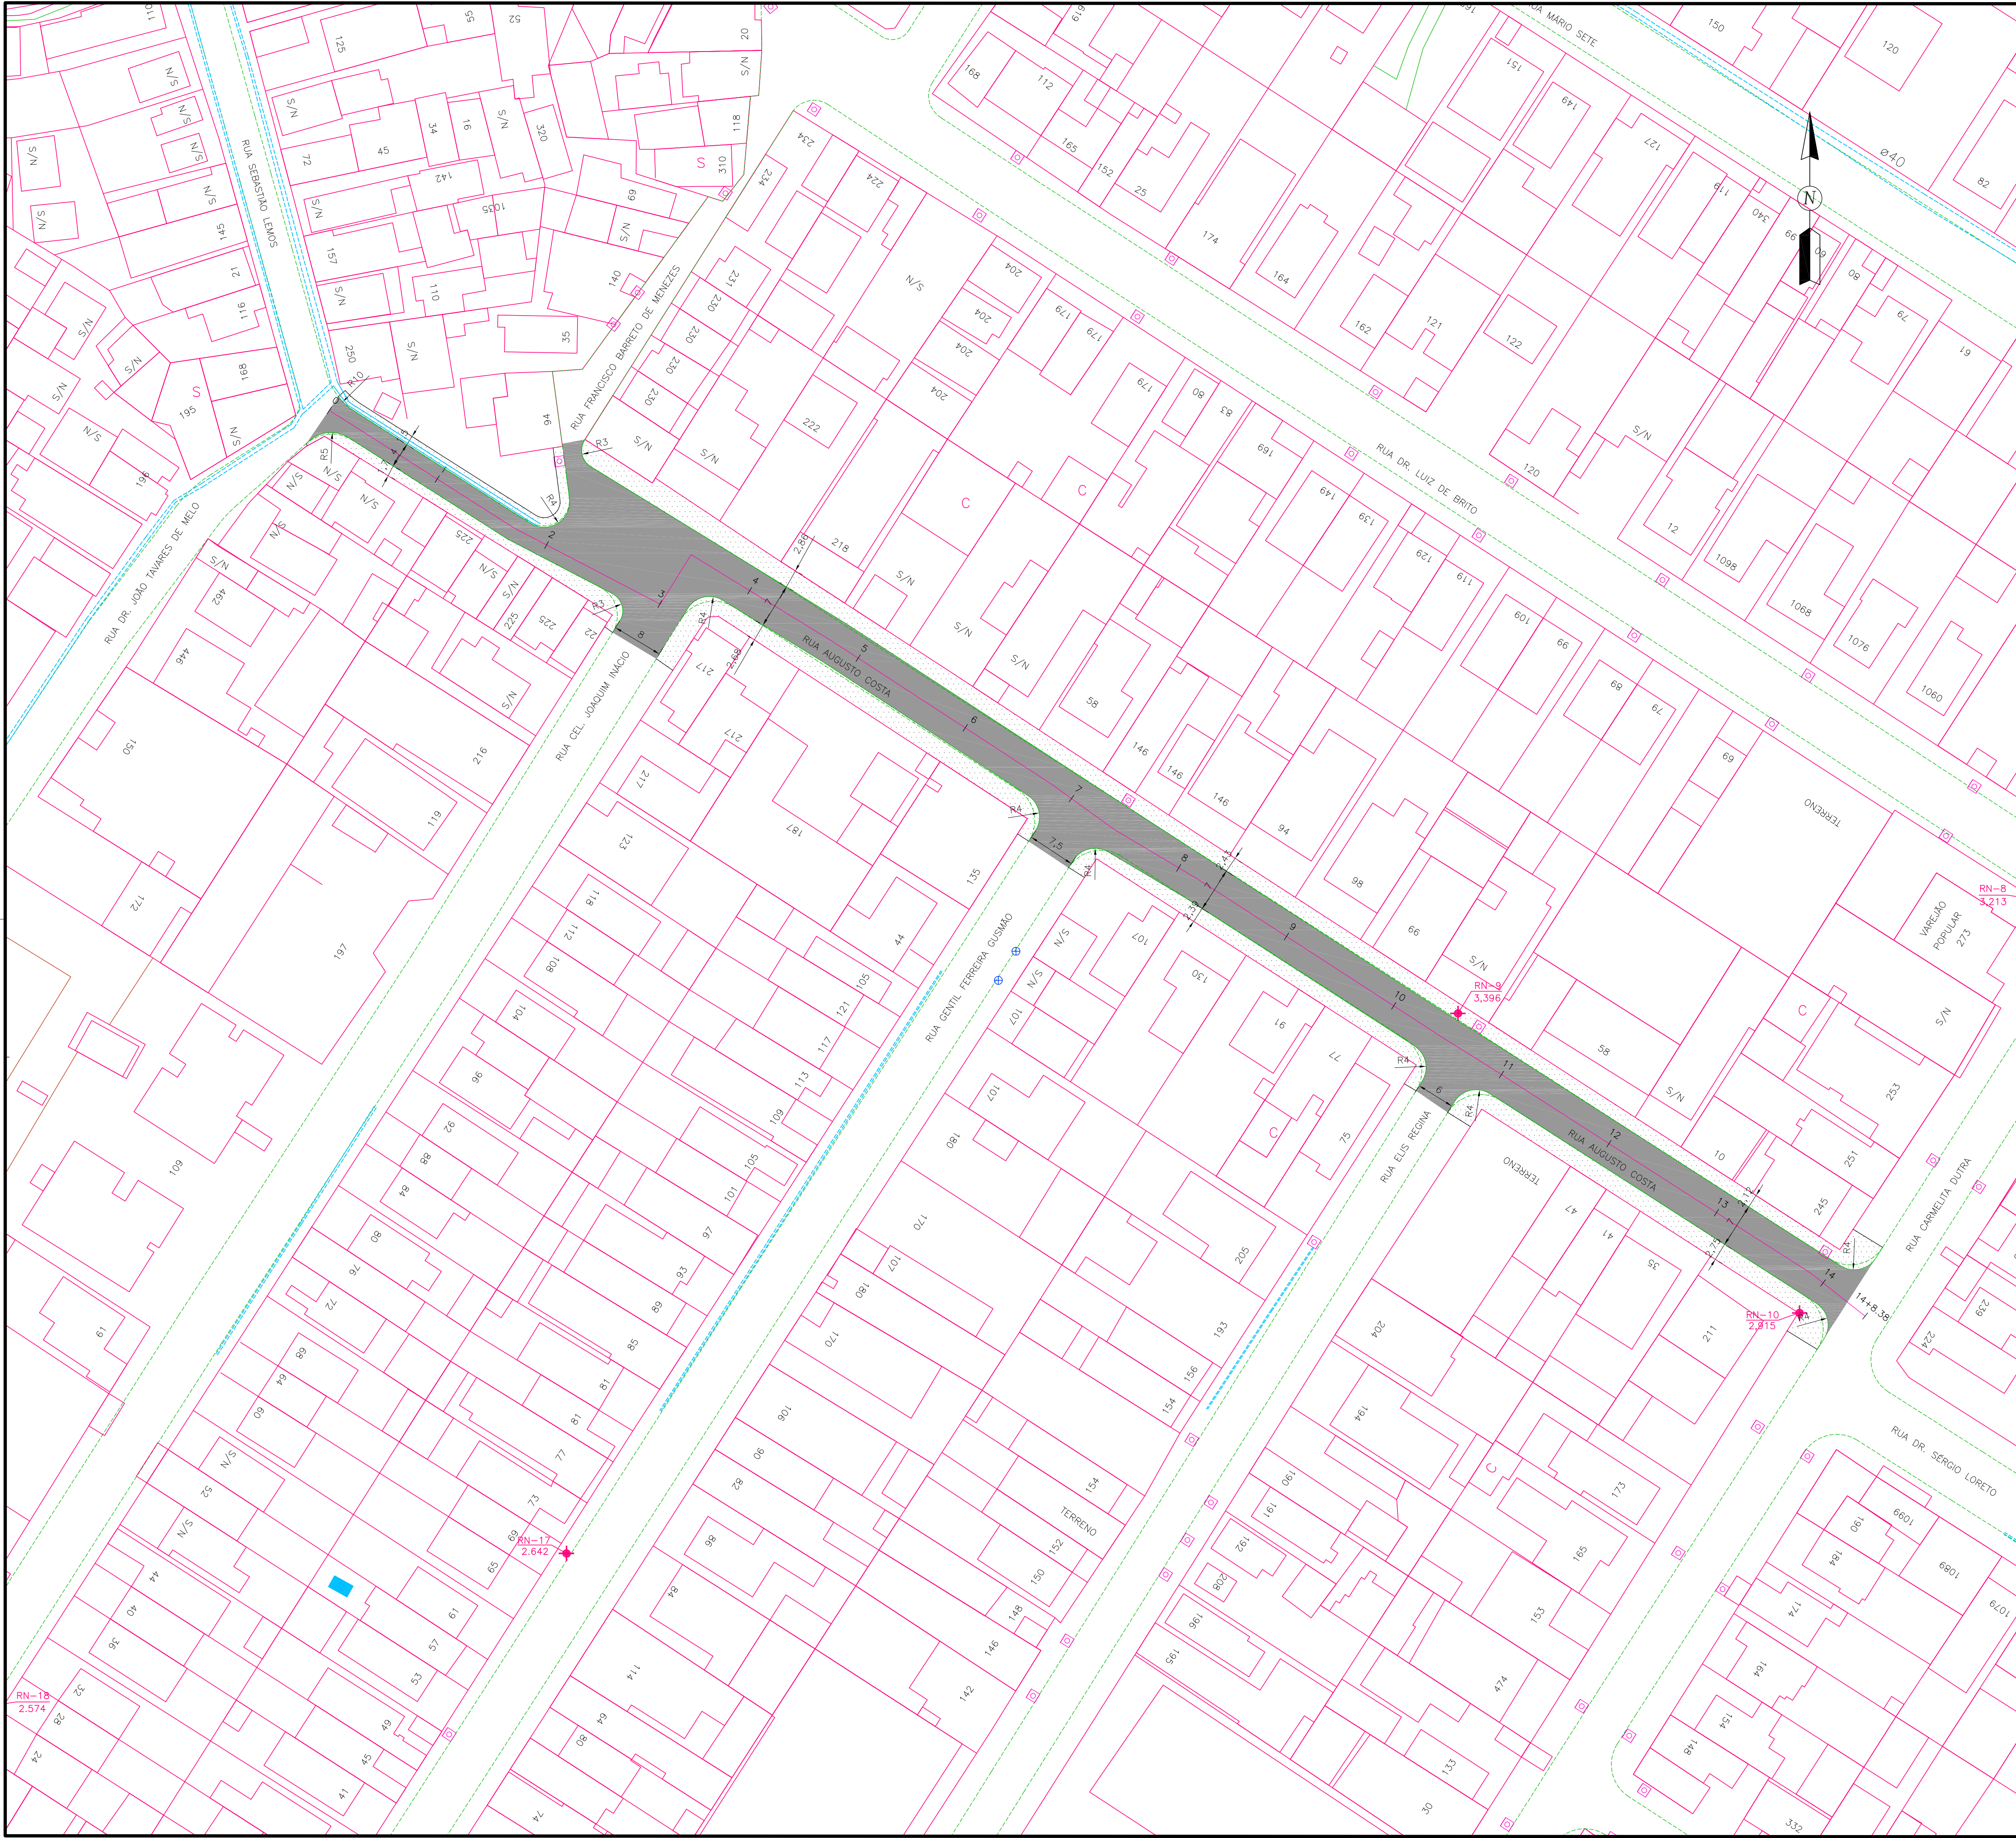

- CONVENÇÕES
- EDIFICAÇÃO
 - MURO
 - MEIO-FIO EXISTENTE
 - CANALETA EXISTENTE
 - POÇO DE VISITA TIPO GAVETA EXISTENTE
 - POÇO DE VISITA TIPO TAMPÃO DA DRENAGEM EXISTENTE
 - POÇO DE VISITA DE SERVIÇOS PÚBLICOS EXISTENTE
 - GALERIA EXISTENTE
 - CAIXA DE PASSAGEM DE ESGOTO CONDOMINIAL EXISTENTE
 - POÇO DE VISITA DE ESGOTO EXISTENTE
 - TUBO DE ESGOTO EXISTENTE
 - RN
 - EIXO DE PROJETADO
 - MEIO-FIO PROJETADO
 - PASSEIO PROJETADO
 - RUA A SER PAVIMENTADA

DATA	REVISÃO	DESCRIÇÃO



GEO SISTEMAS
Engenharia & Planejamento


Rua Ricardo Salazar, 83, Prado, Recife-PE.
CEP 50.720-120 Fone/Fax: (071) 3878-5555.
e-mail: geosistemas@geosistemas.com.br
C.N.P.J.: 70.073.275/0001-30

ELABORAÇÃO DA ADEQUAÇÃO DOS PROJETOS EXECUTIVOS DE ENGENHARIA PARA AS UES 06 E 08 (JARDIM BRASIL), EM OLINDA	
PROJETO:	
PROJETO GEOMÉTRICO DAS UES 06 E 08 (JARDIM BRASIL)	
LOCAL:	
JARDIM BRASIL (BACIA 01, 02 E 03) - OLINDA/PE	
CONTEÚDO:	
PLANTA BAIXA	
ESCALA:	DATA:
1/500	MAIO/2022
RESPONSÁVEL TÉCNICO GERAL:	
ROBERTO LEMOS MUNIZ Engº Civil CREA 12.492-DIPE	
EQUIPE TÉCNICA	

PROPRIETÁRIO	RESPONSÁVEL TÉCNICO
--------------	---------------------

Angela Paula de Moura Crasto
Engª Civil CREA 12.492-DIPE
Geosistemas Engenharia e Planejamento LTDA

RUA AUGUSTO COSTA

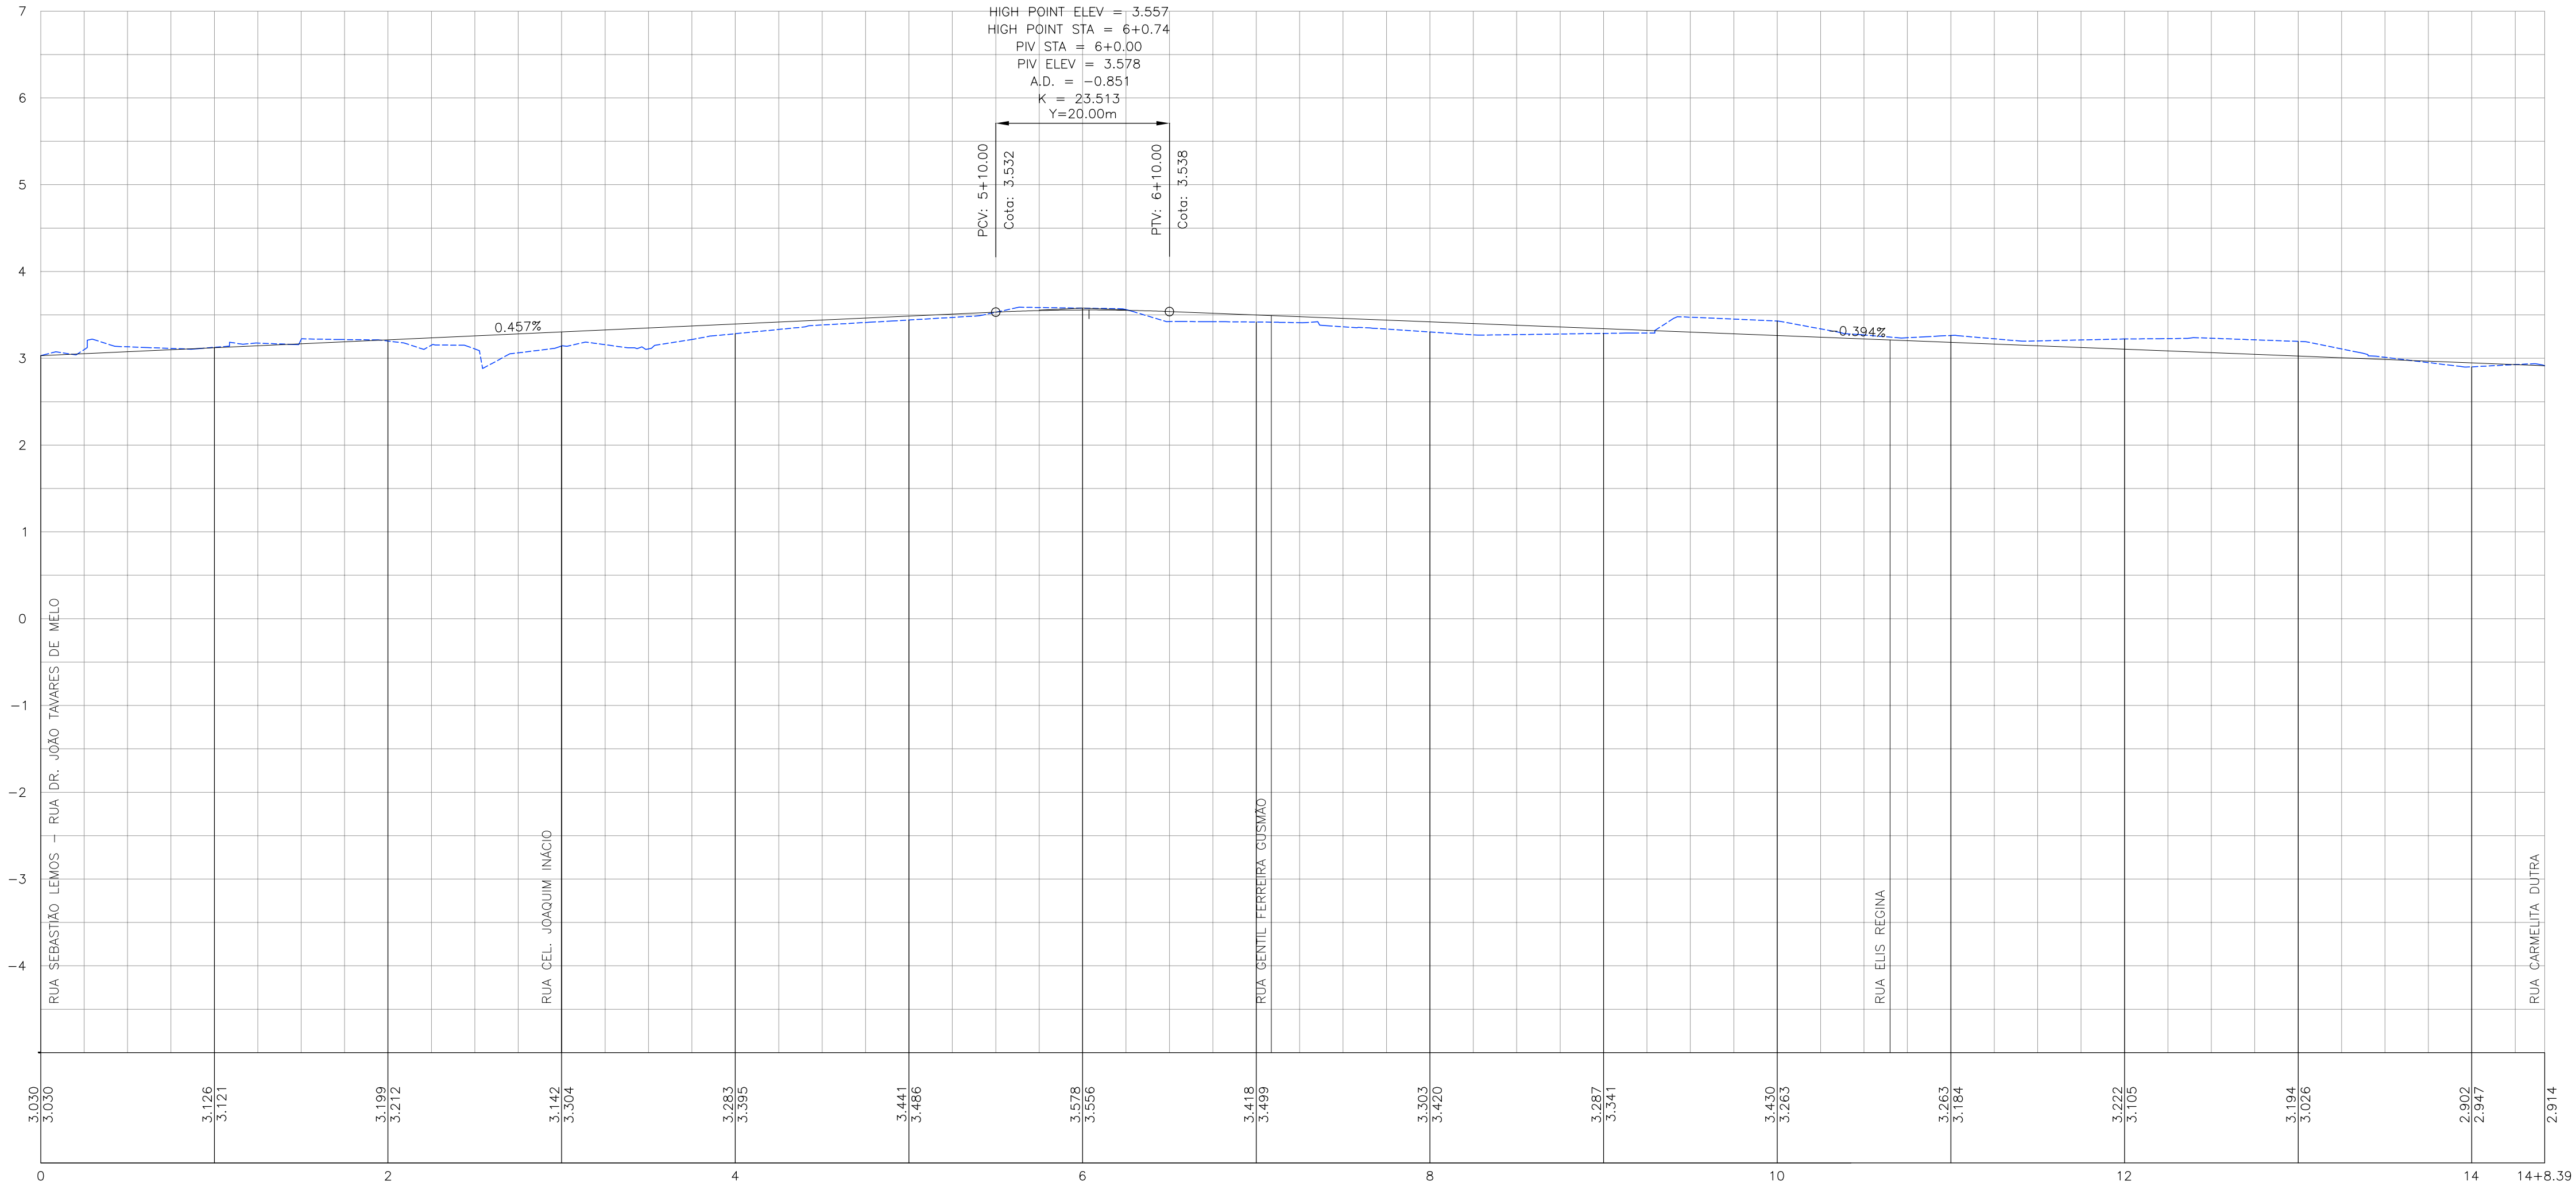

CONVENÇÕES

GREIDE EXISTENTE

GREIDE PROJETADO DE PAVIMENTAÇÃO / TERRAPLENAGEM

DATA	REVISÃO	DESCRIÇÃO



GEO SISTEMAS
Engenharia & Planejamento


Rua Ricardo Salazar, 83, Prado, Recife-PE.
CEP: 50.720-120 Fone/Fax: (071) 3878-5555.
e-mail: geosistemas@geosistemas.com.br
C.N.P.J.: 70.073.275/0001-30

ELABORAÇÃO DA ADEQUAÇÃO DOS PROJETOS EXECUTIVOS DE ENGENHARIA PARA AS UES 06 E 08 (JARDIM BRASIL), EM OLINDA
PROJETO:
PROJETO GEOMÉTRICO DAS UES 06 E 08 (JARDIM BRASIL)
LOCAL:
JARDIM BRASIL (BACIA 01, 02 E 03) - OLINDA/PE
CONTEUDO:
PERFIL LONGITUDINAL
ESCALA:
HOR.:1/500 E VER.:1/50
DATA:
MAIO/2022
RESPONSÁVEL TÉCNICO GERAL:
ROBERTO LEMOS MUNIZ Engº CIVIL CREA 12.492-D/PE
EQUIPE TÉCNICA

PROPRIETÁRIO

RESPONSÁVEL TÉCNICO

Angela Paula de Maura Crasto
Engª Civil CREA 12.492-D/PE
GEO SISTEMAS Engenharia & Planejamento LTDA

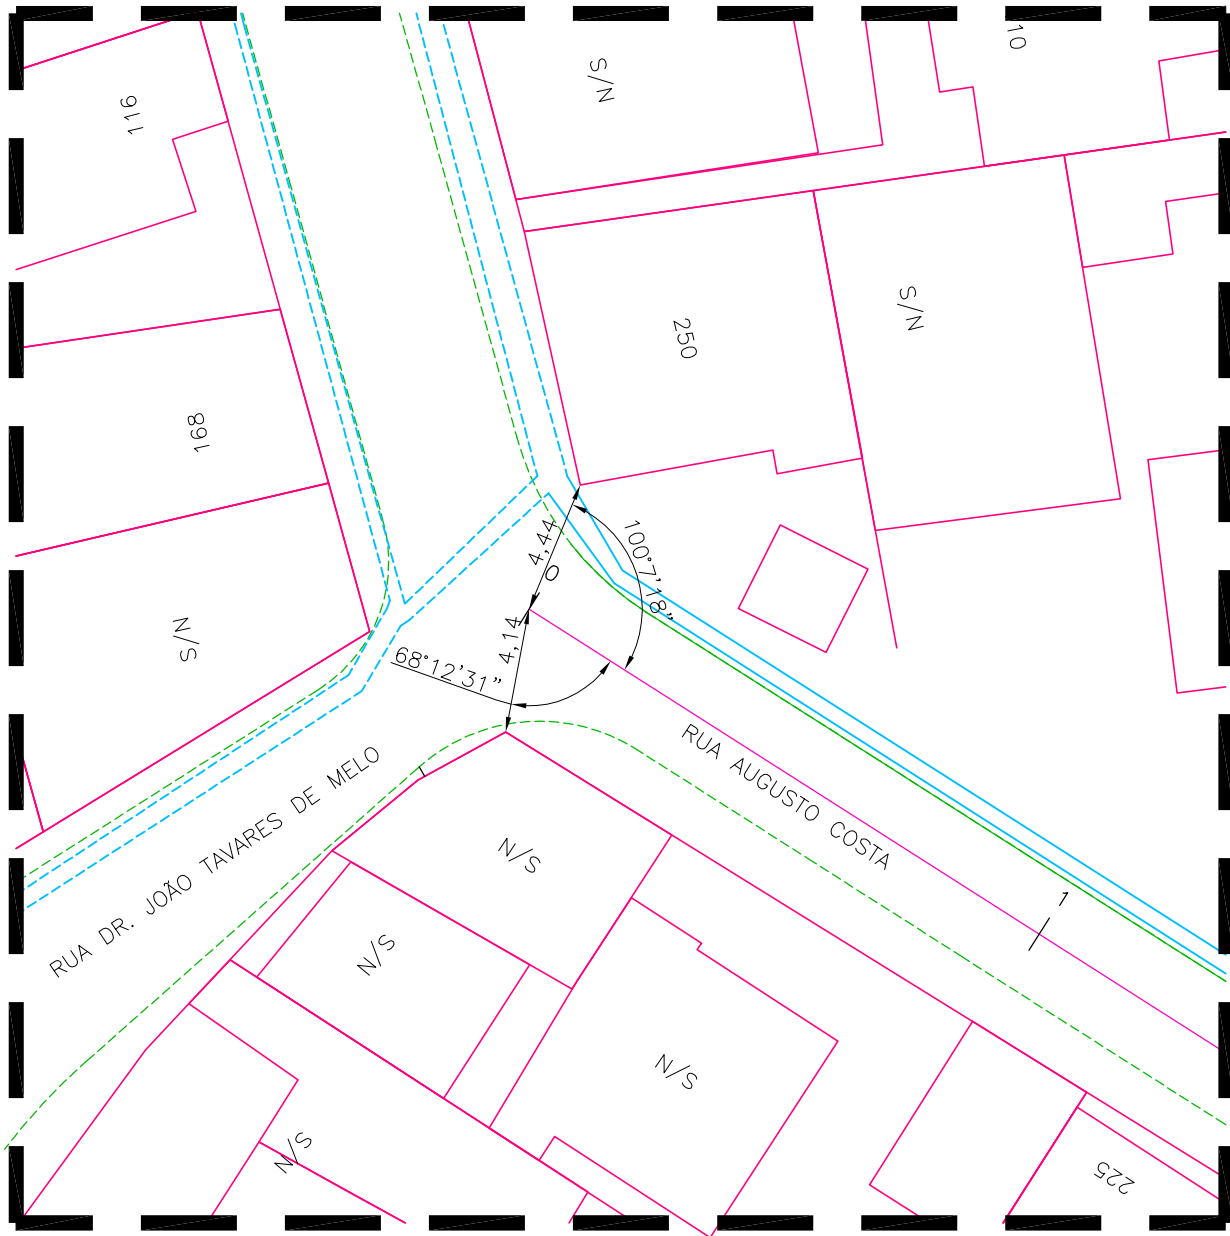

DETALHE DA AMARRAÇÃO DA E0+0,00 DA
RUA AUGUSTO COSTA
COM EDIFICAÇÕES 250 E S/Nº

DATA	REVISÃO	DESCRIÇÃO



Rua Ricardo Salazar, 83, Prado, Recife-PE.
CEP 50.720-120 Fone/Fax:(0**81) 3878-5555.
e-mail:geosistemas@geosistemas.com.br
C.N.P.J.: 70.073.275/0001-30

ELABORAÇÃO DA ADEQUAÇÃO DOS PROJETOS EXECUTIVOS DE ENGENHARIA
PARA AS UE'S 06 E 08 (JARDIM BRASIL), EM OLINDA

PROJETO :

PROJETO GEOMÉTRICO DAS UE'S 06 E 08 (JARDIM BRASIL)

LOCAL :

JARDIM BRASIL (BACIA 01, 02 E 03) - OLINDA/PE

CONTEÚDO :
DETALHE DE AMARRAÇÃO

ESCALA :
1/250

DATA :
MAIO/2022

RESPONSÁVEL TÉCNICO GERAL:
ROBERTO LEMOS MUNIZ Engº Civil CREA 12.492-D/PE

EQUIPE TÉCNICA

















PROPRIETÁRIO

RESPONSÁVEL TÉCNICO

PRANCHA :

01 / 01

RUA AUGUSTO COSTA

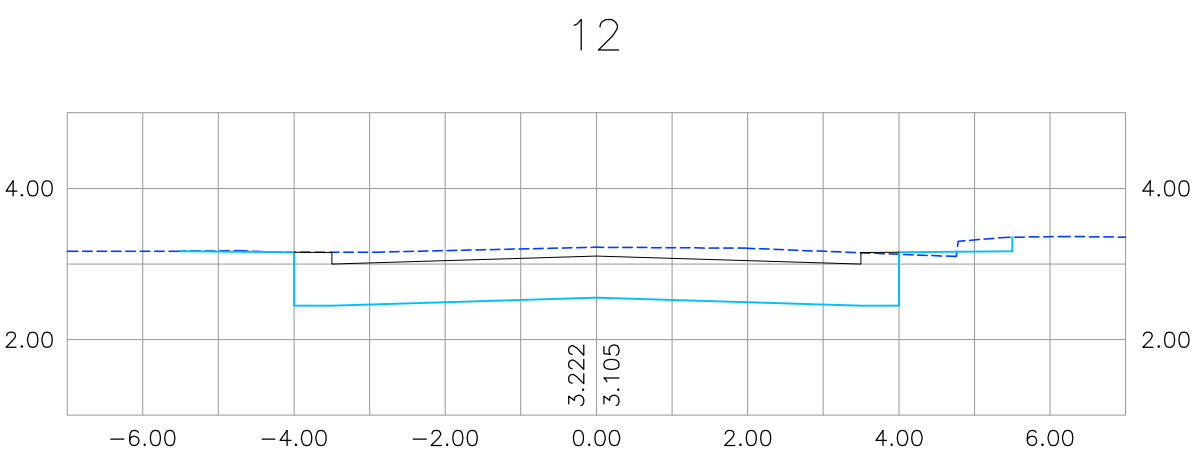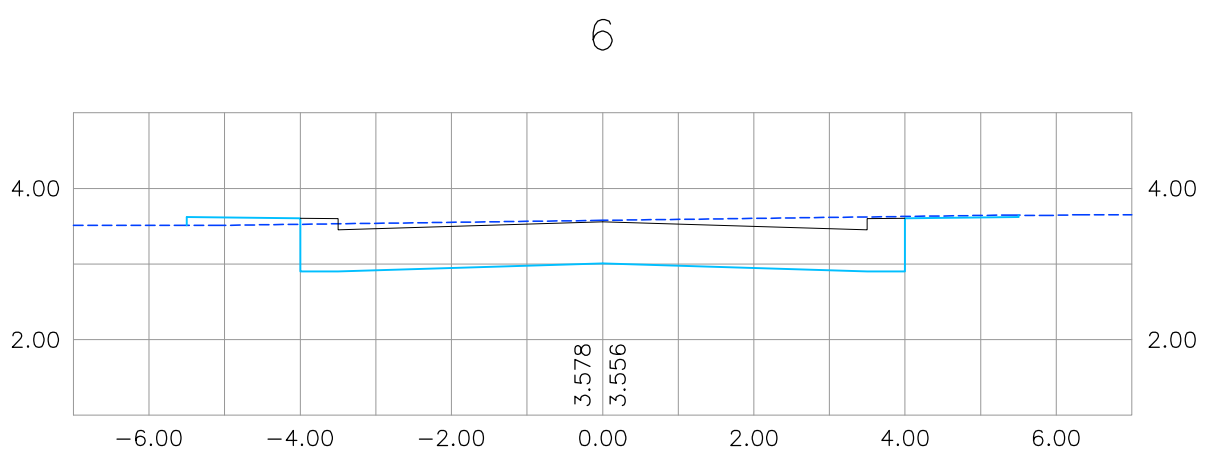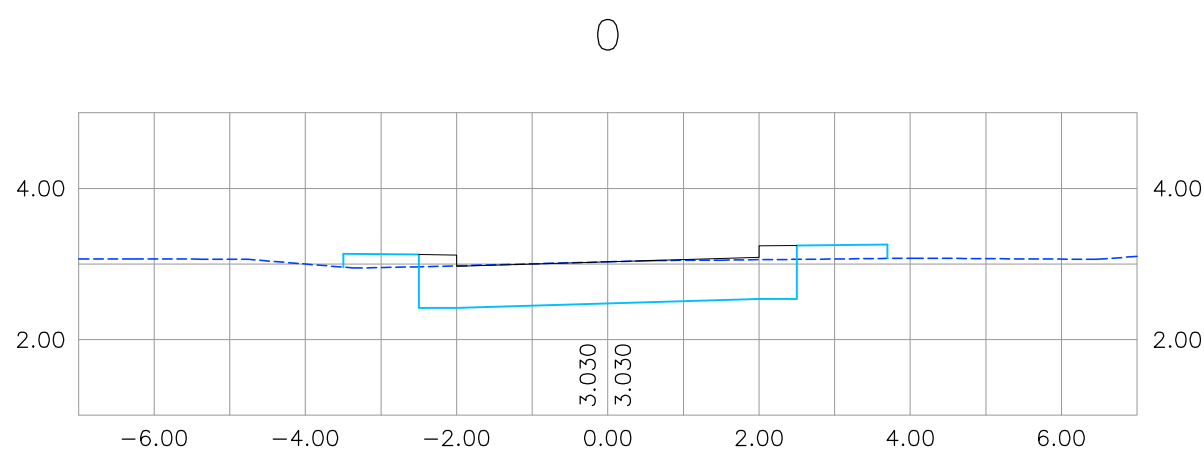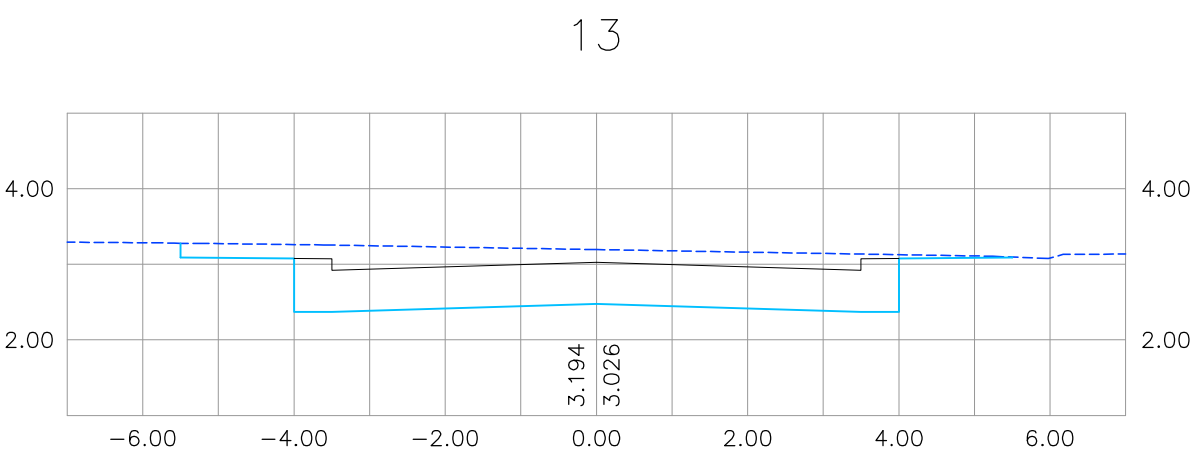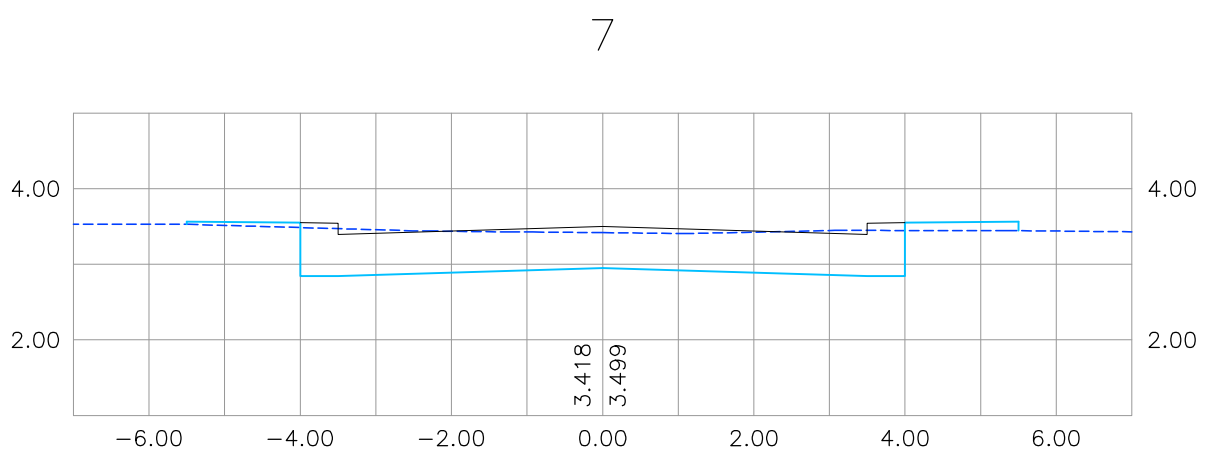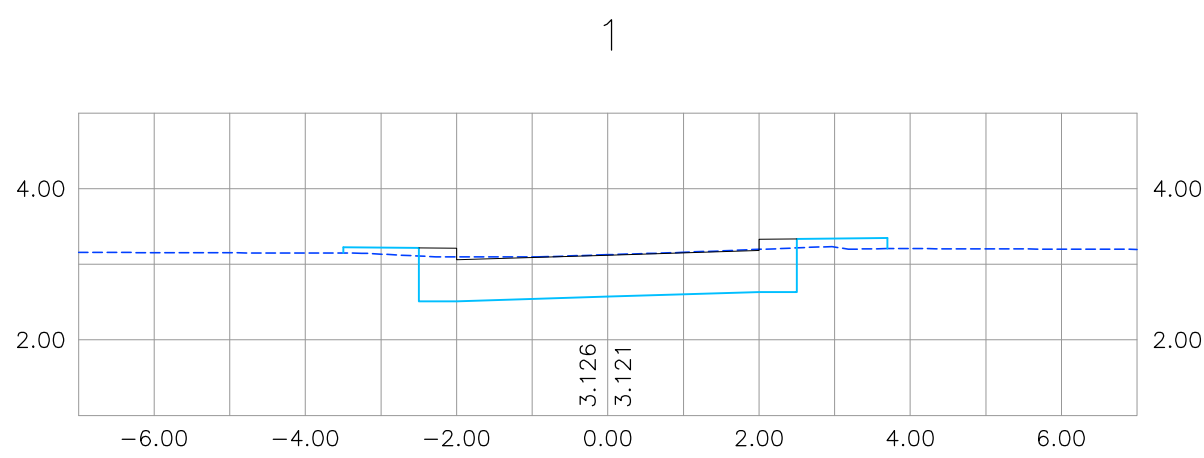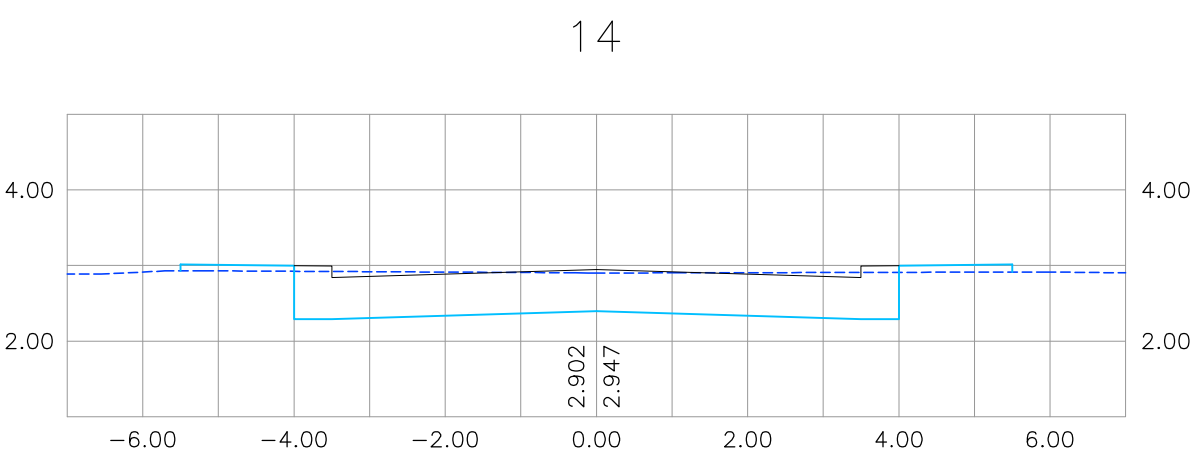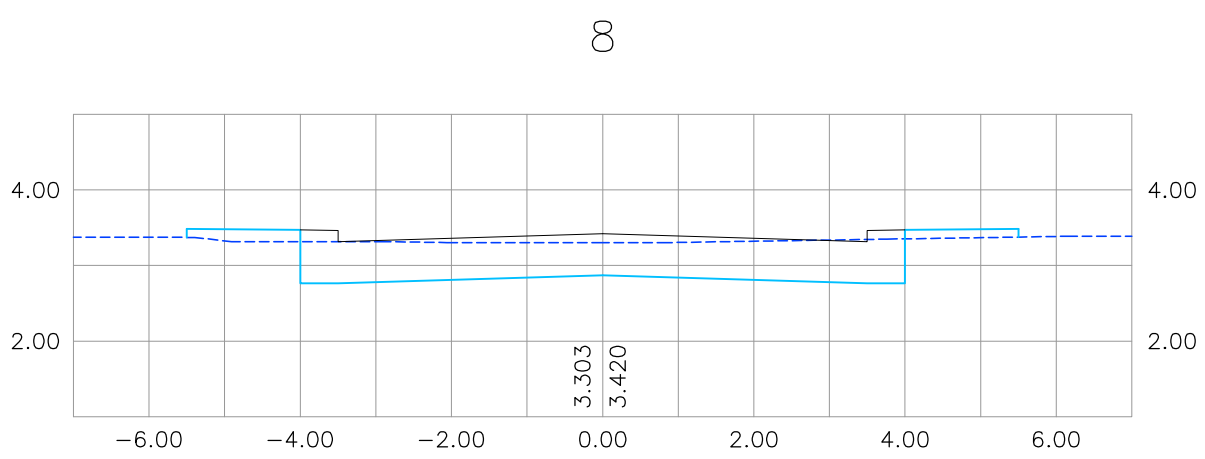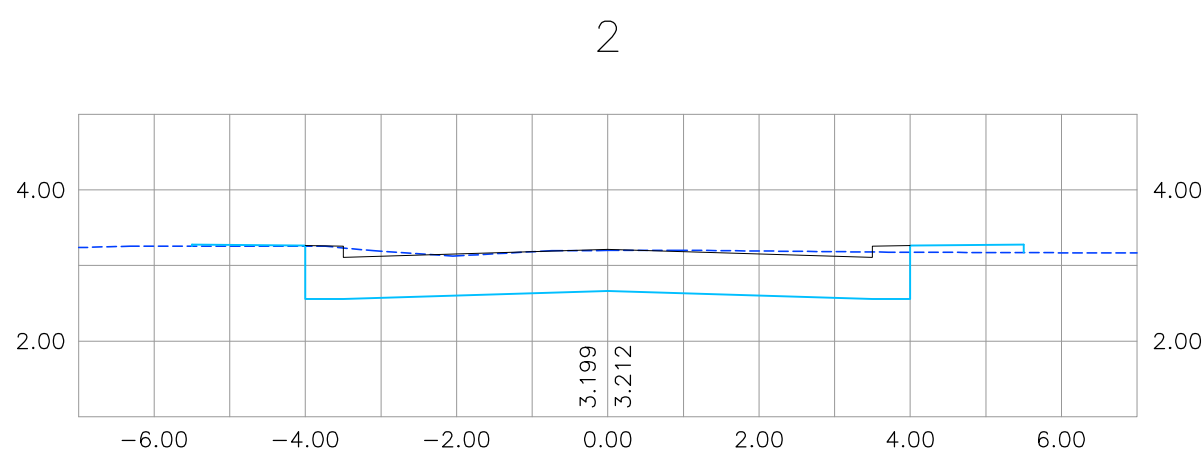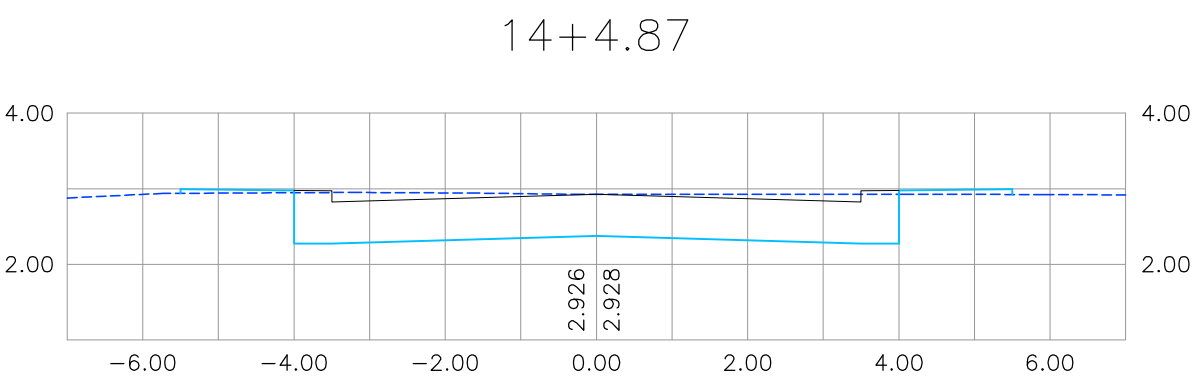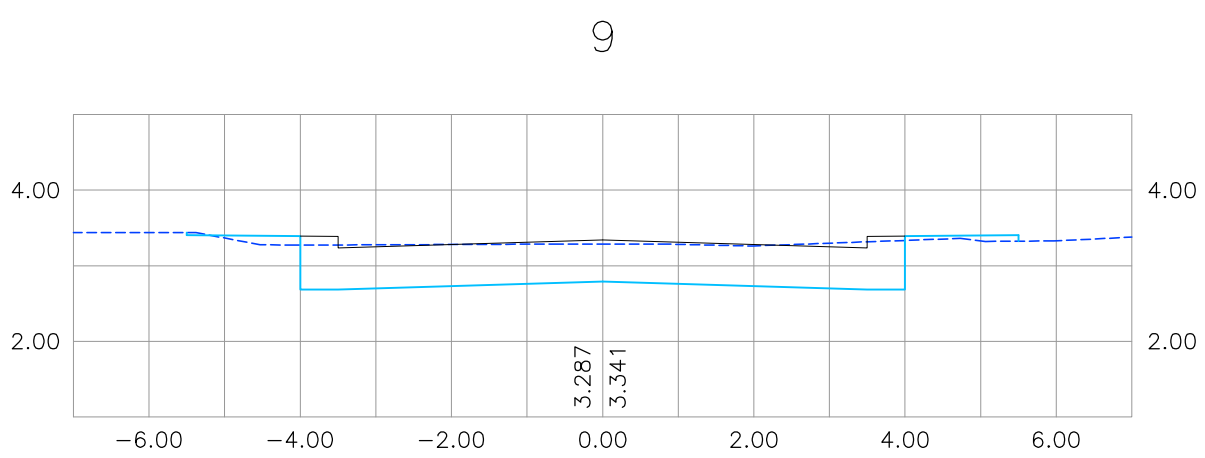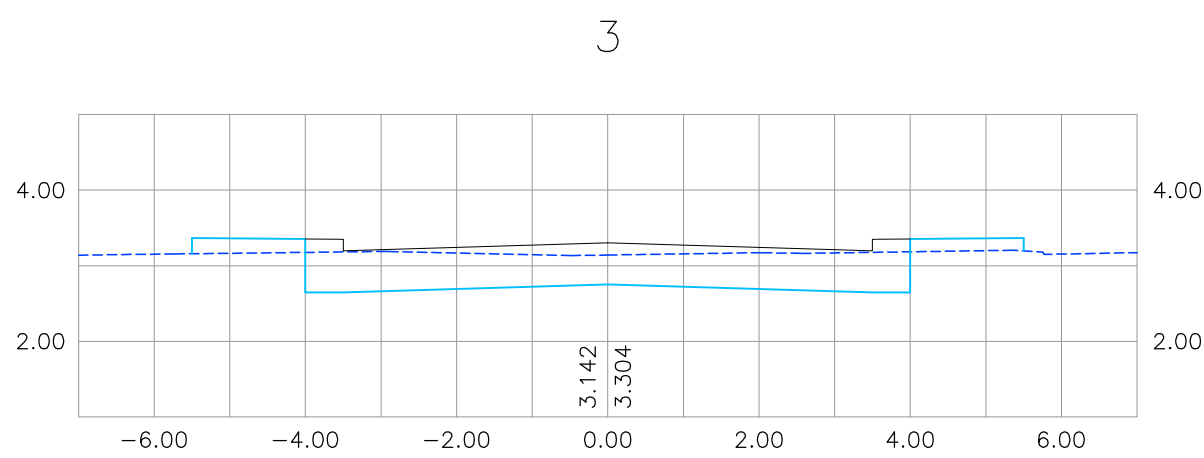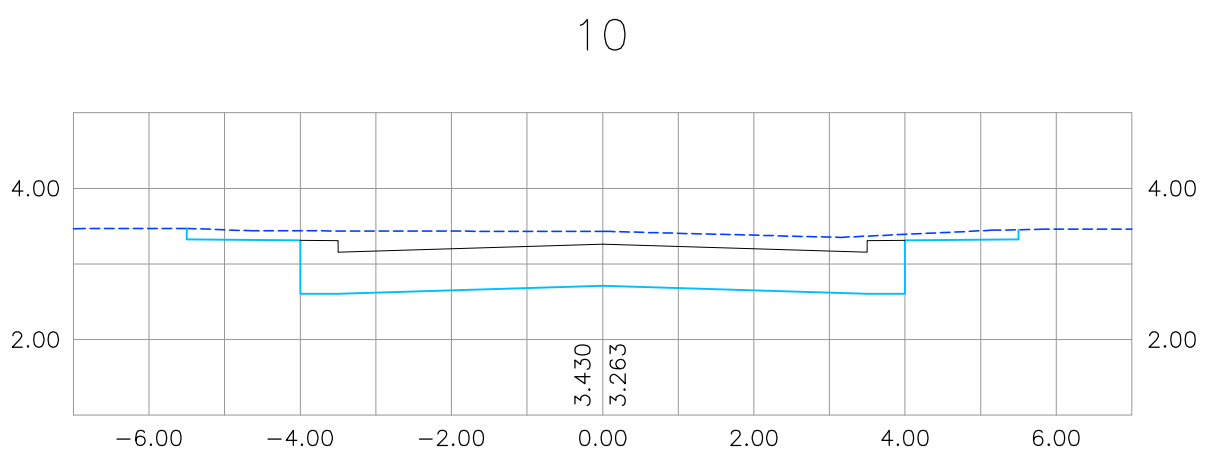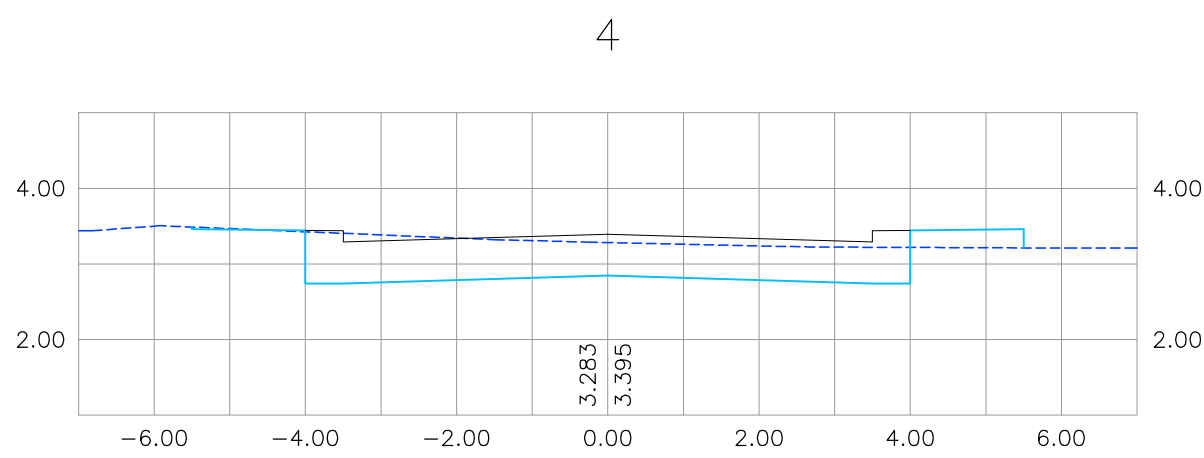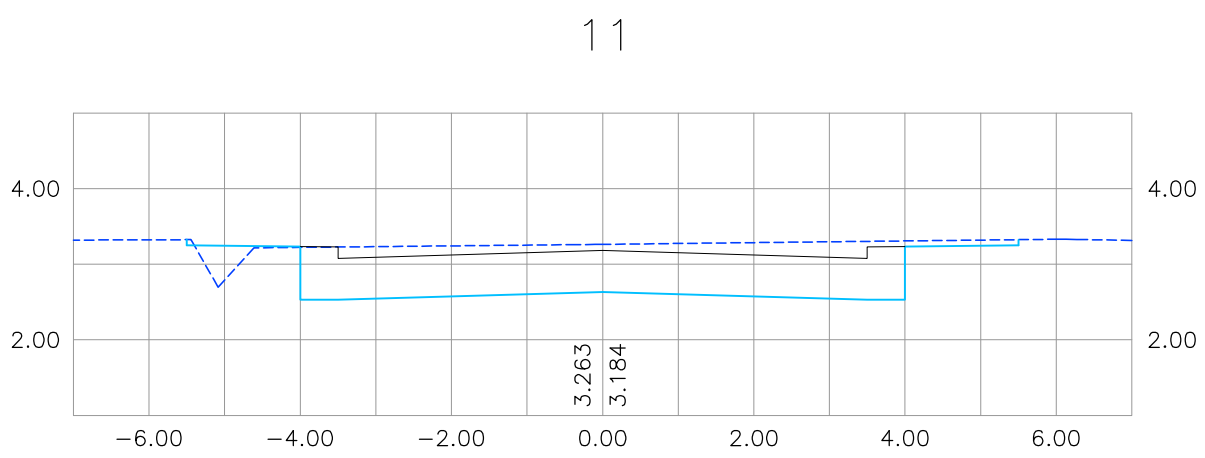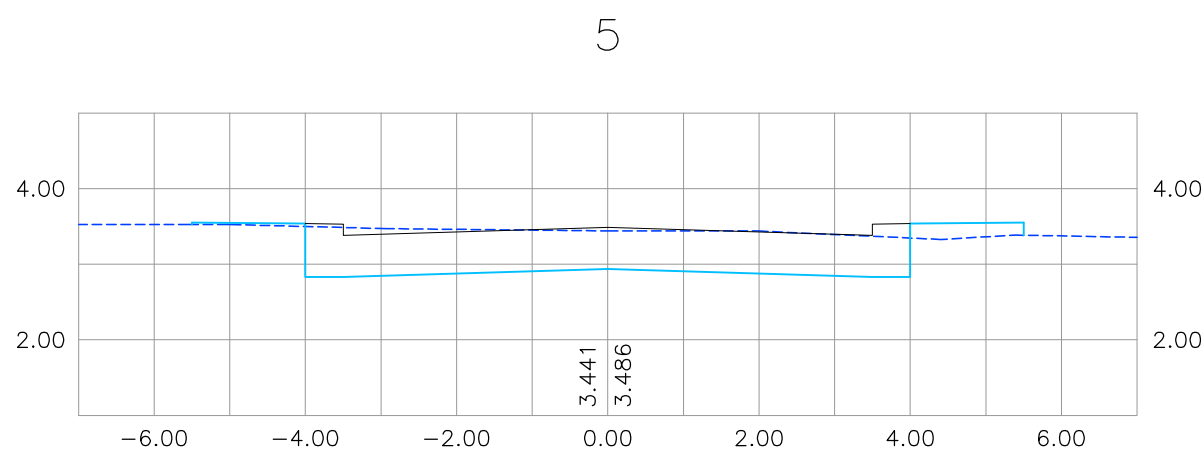

CONVENÇÕES

- GREIDE EXISTENTE
- PLATAFORMA DO PAVIMENTO
- PLATAFORMA DE TERRAPLENAGEM

DATA	REVISÃO	DESCRIÇÃO



Rua Ricardo Salazar, 83, Prado, Recife-PE.
CEP: 50.720-120 Fone/Fax: (0**81) 3878-5555.
e-mail: geosistemas@geosistemas.com.br
C.N.P.J.: 70.073.275/0001-30

ELABORAÇÃO DA ADEQUAÇÃO DOS PROJETOS EXECUTIVOS DE ENGENHARIA PARA AS UES 06 E 08 (JARDIM BRASIL), EM OLINDA	
PROJETO:	
PROJETO TERRAPLENAGEM E PAVIMENTAÇÃO DAS UES 06 E 08 (JARDIM BRASIL)	
LOCAL:	
JARDIM BRASIL (BACIA 01, 02 E 03) - OLINDA/PE	
CONTEÚDO:	
SEÇÕES TRANSVERSAIS	
ESCALA:	DATA:
HOR:1/100 E VER:1/100	MAIO/2022
RESPONSÁVEL TÉCNICO GERAL:	
ROBERTO LEMOS MUNIZ Engº CIVIL CREA 12.492-D/PE	
EQUIPE TÉCNICA	

PROPRIETÁRIO	RESPONSÁVEL TÉCNICO

Angela Paula de Maura Crasto
Engª Civil CREA 12.492-D/PE
Geosistemas Engenharia e Planejamento LTDA