


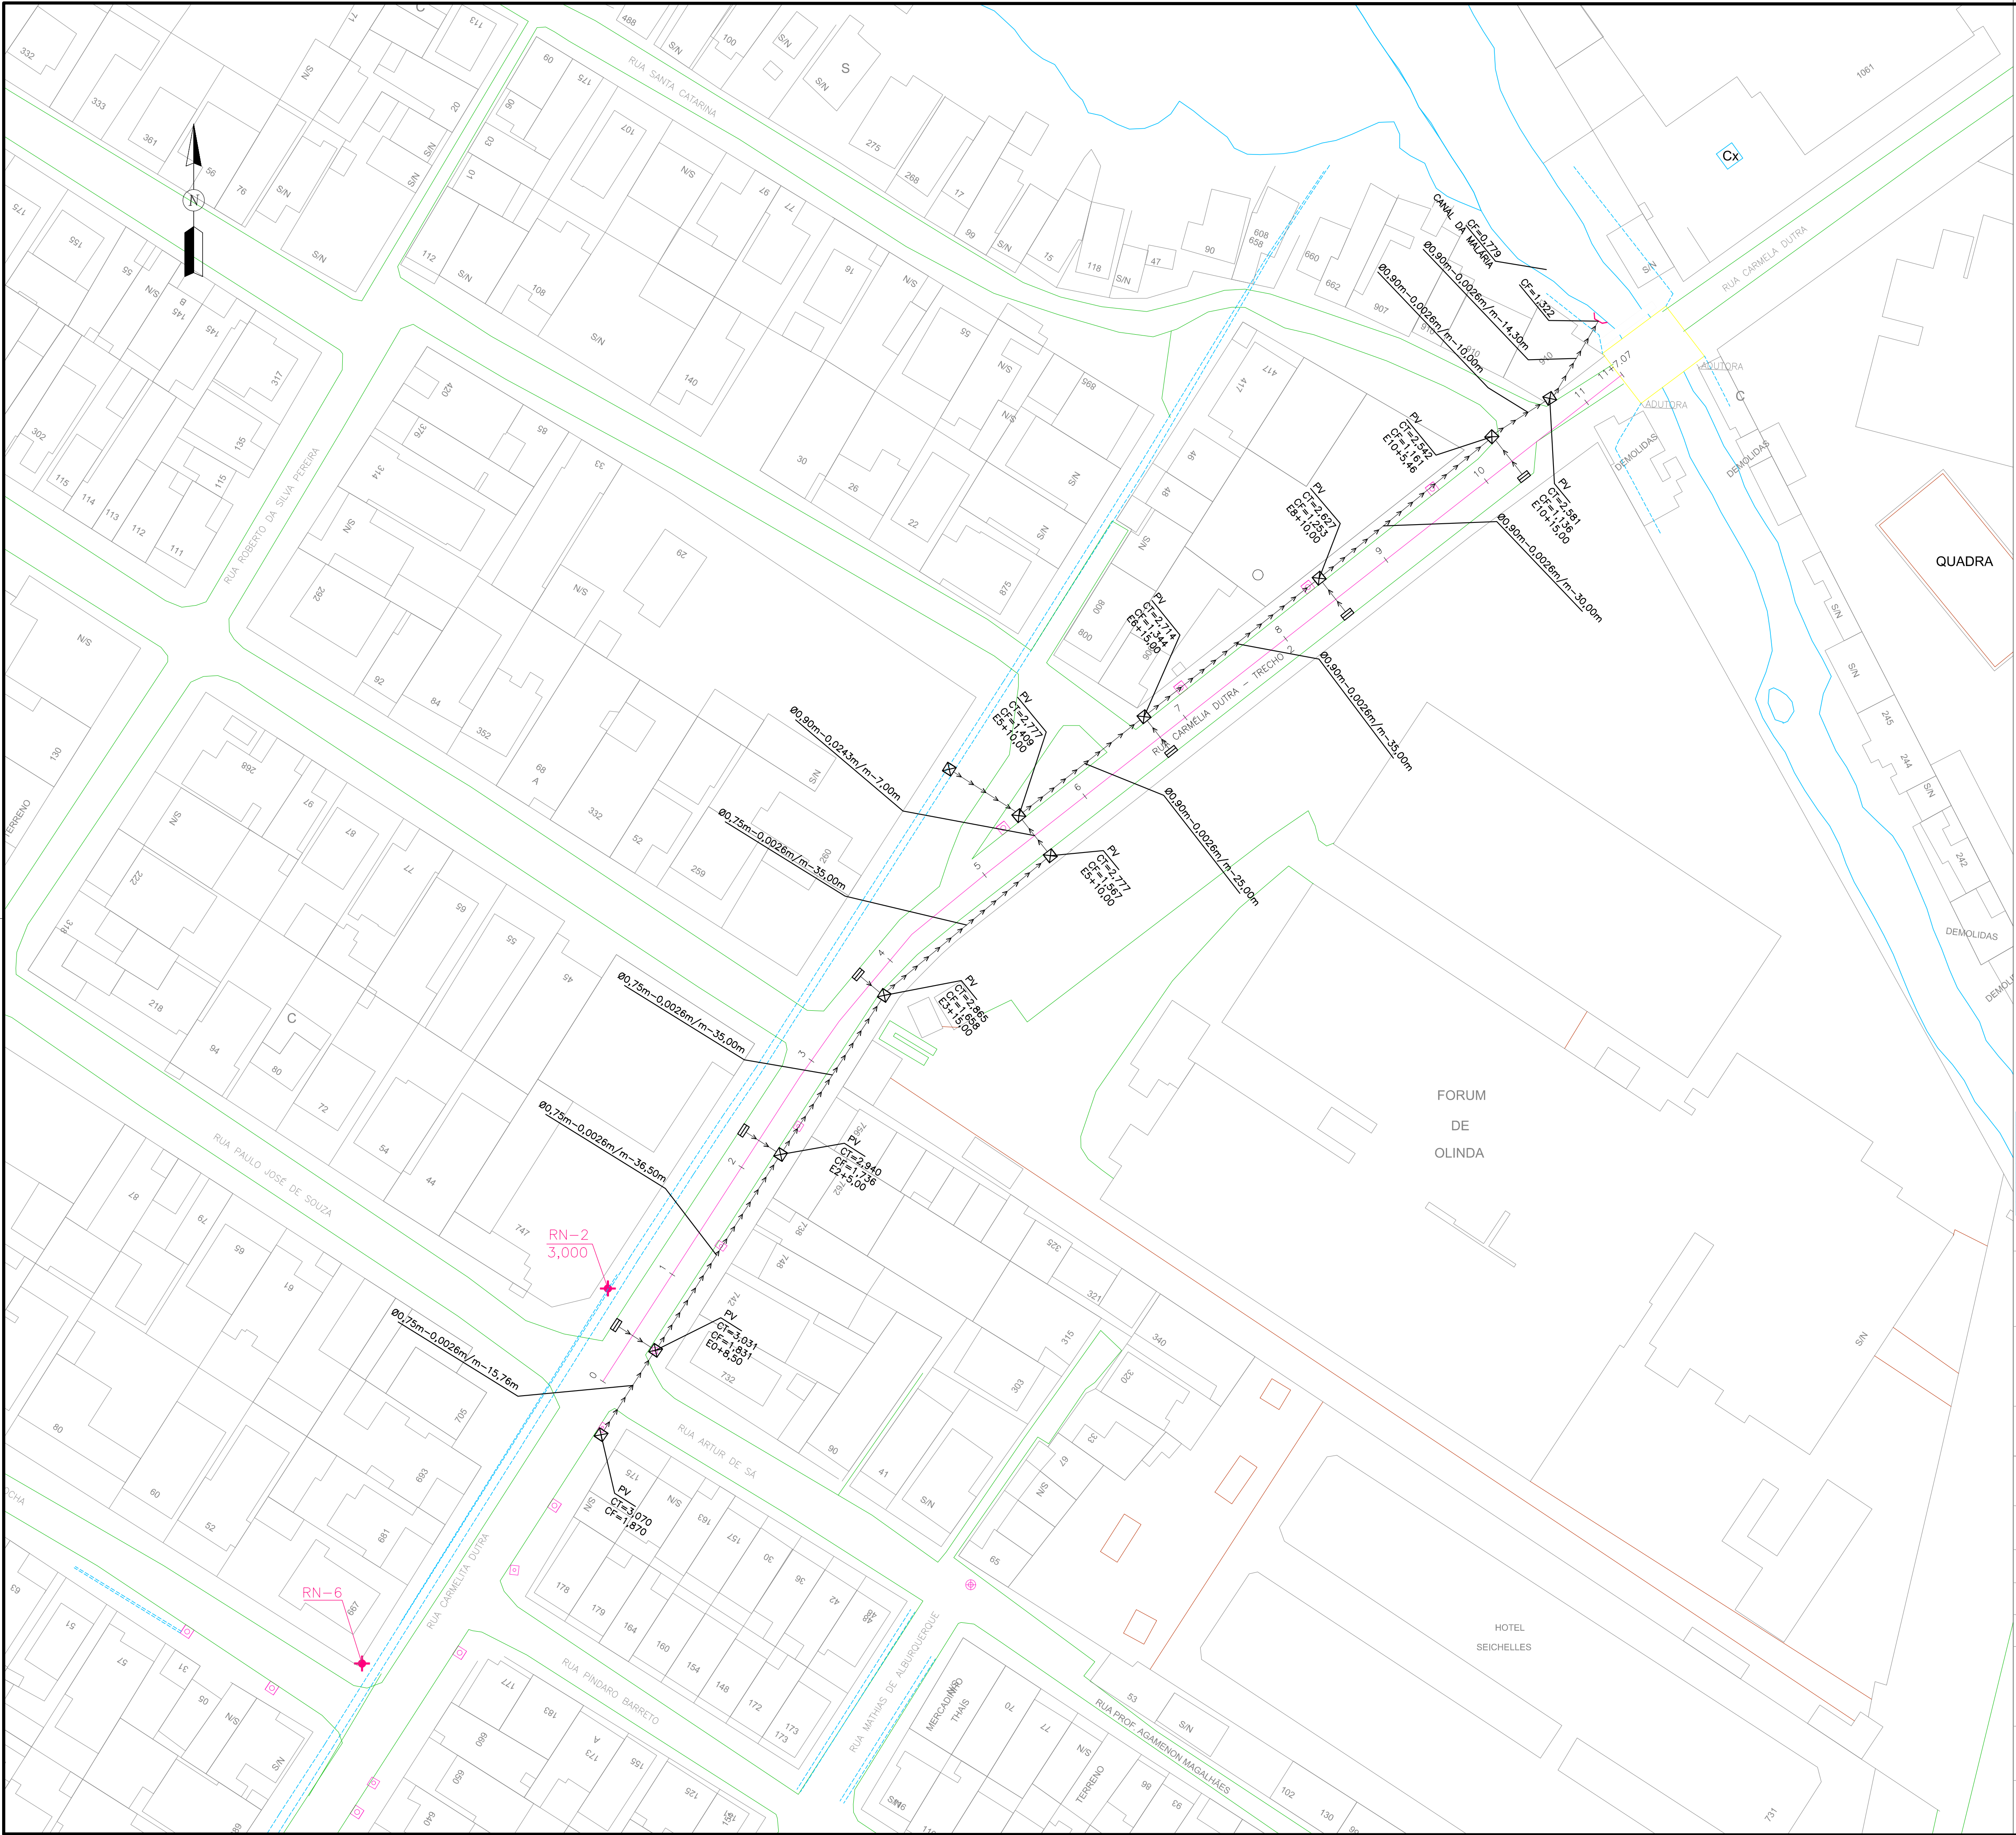

- CONVENÇÕES
- EDIFICAÇÃO
 - MURO
 - MEIO-FIO EXISTENTE
 - CANAL/CANAleta EXISTENTE
 - POÇO DE VISITA TIPO GAVETA EXISTENTE
 - RN
 - EIXO DE PROJETO
 - POÇO DE VISITA TIPO GAVETA PROJETADO
 - GALERIA PROJETADA
 - ALA PROJETADA
 - CAIXA COLETORA TIPO GRELHA PROJETADA



Rua Ricardo Salazar, 83, Prado, Recife-PE.
CEP 50.720-120 Fone/Fax: (0**81) 3878-5555.
e-mail: geosistemas@geosistemas.com.br
C.N.P.J.: 70.073.275/0001-30

ELABORAÇÃO DA ADEQUAÇÃO DOS PROJETOS EXECUTIVOS DE ENGENHARIA
PARA AS UES 06 E 08 (JARDIM BRASIL), EM OLINDA

PROJETO :
PROJETO DE DRENAGEM DAS UES 06 E 08 (JARDIM BRASIL)

LOCAL :
RUA CARMELA DUTRA, JARDIM BRASIL, OLINDA - PE

CONTEÚDO :
PLANTA BAIXA

ESCALA :
1:500

DATA :
JULHO/2022



RESPONSÁVEL TÉCNICO GERAL :
ROBERTO LEMOS MUNIZ Engº Civil CREA 12.492-D/PE

EQUIPE TÉCNICA

Angela Paiva de Moura Crasto
Engª Civil CREA 12.492-D/PE
Geosistemas Engenharia Ltda

PROPRIETÁRIO

RESPONSÁVEL TÉCNICO

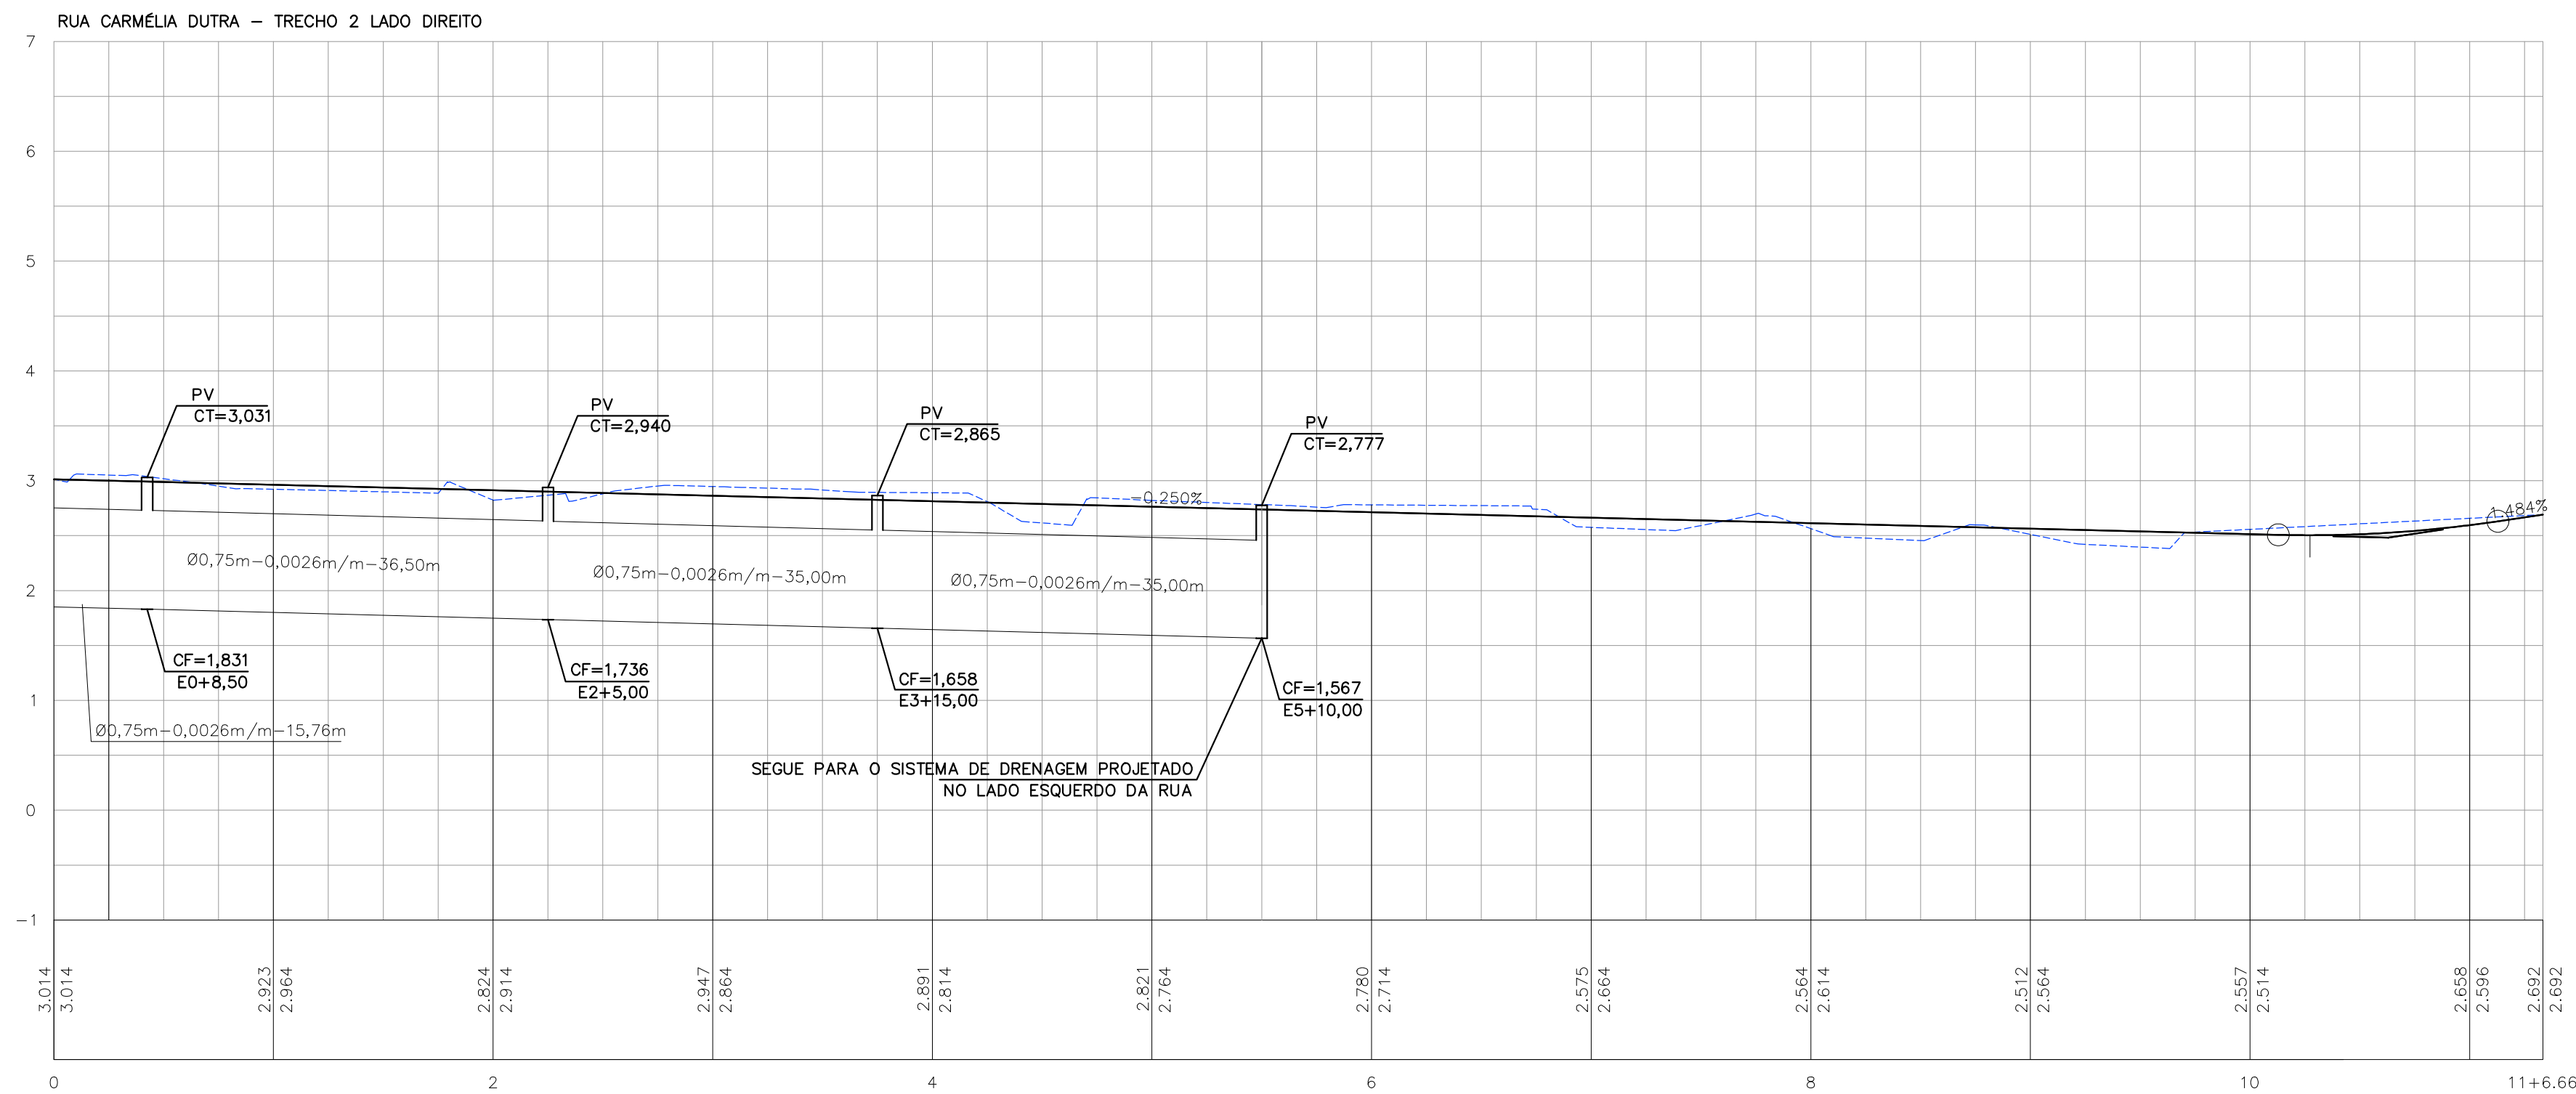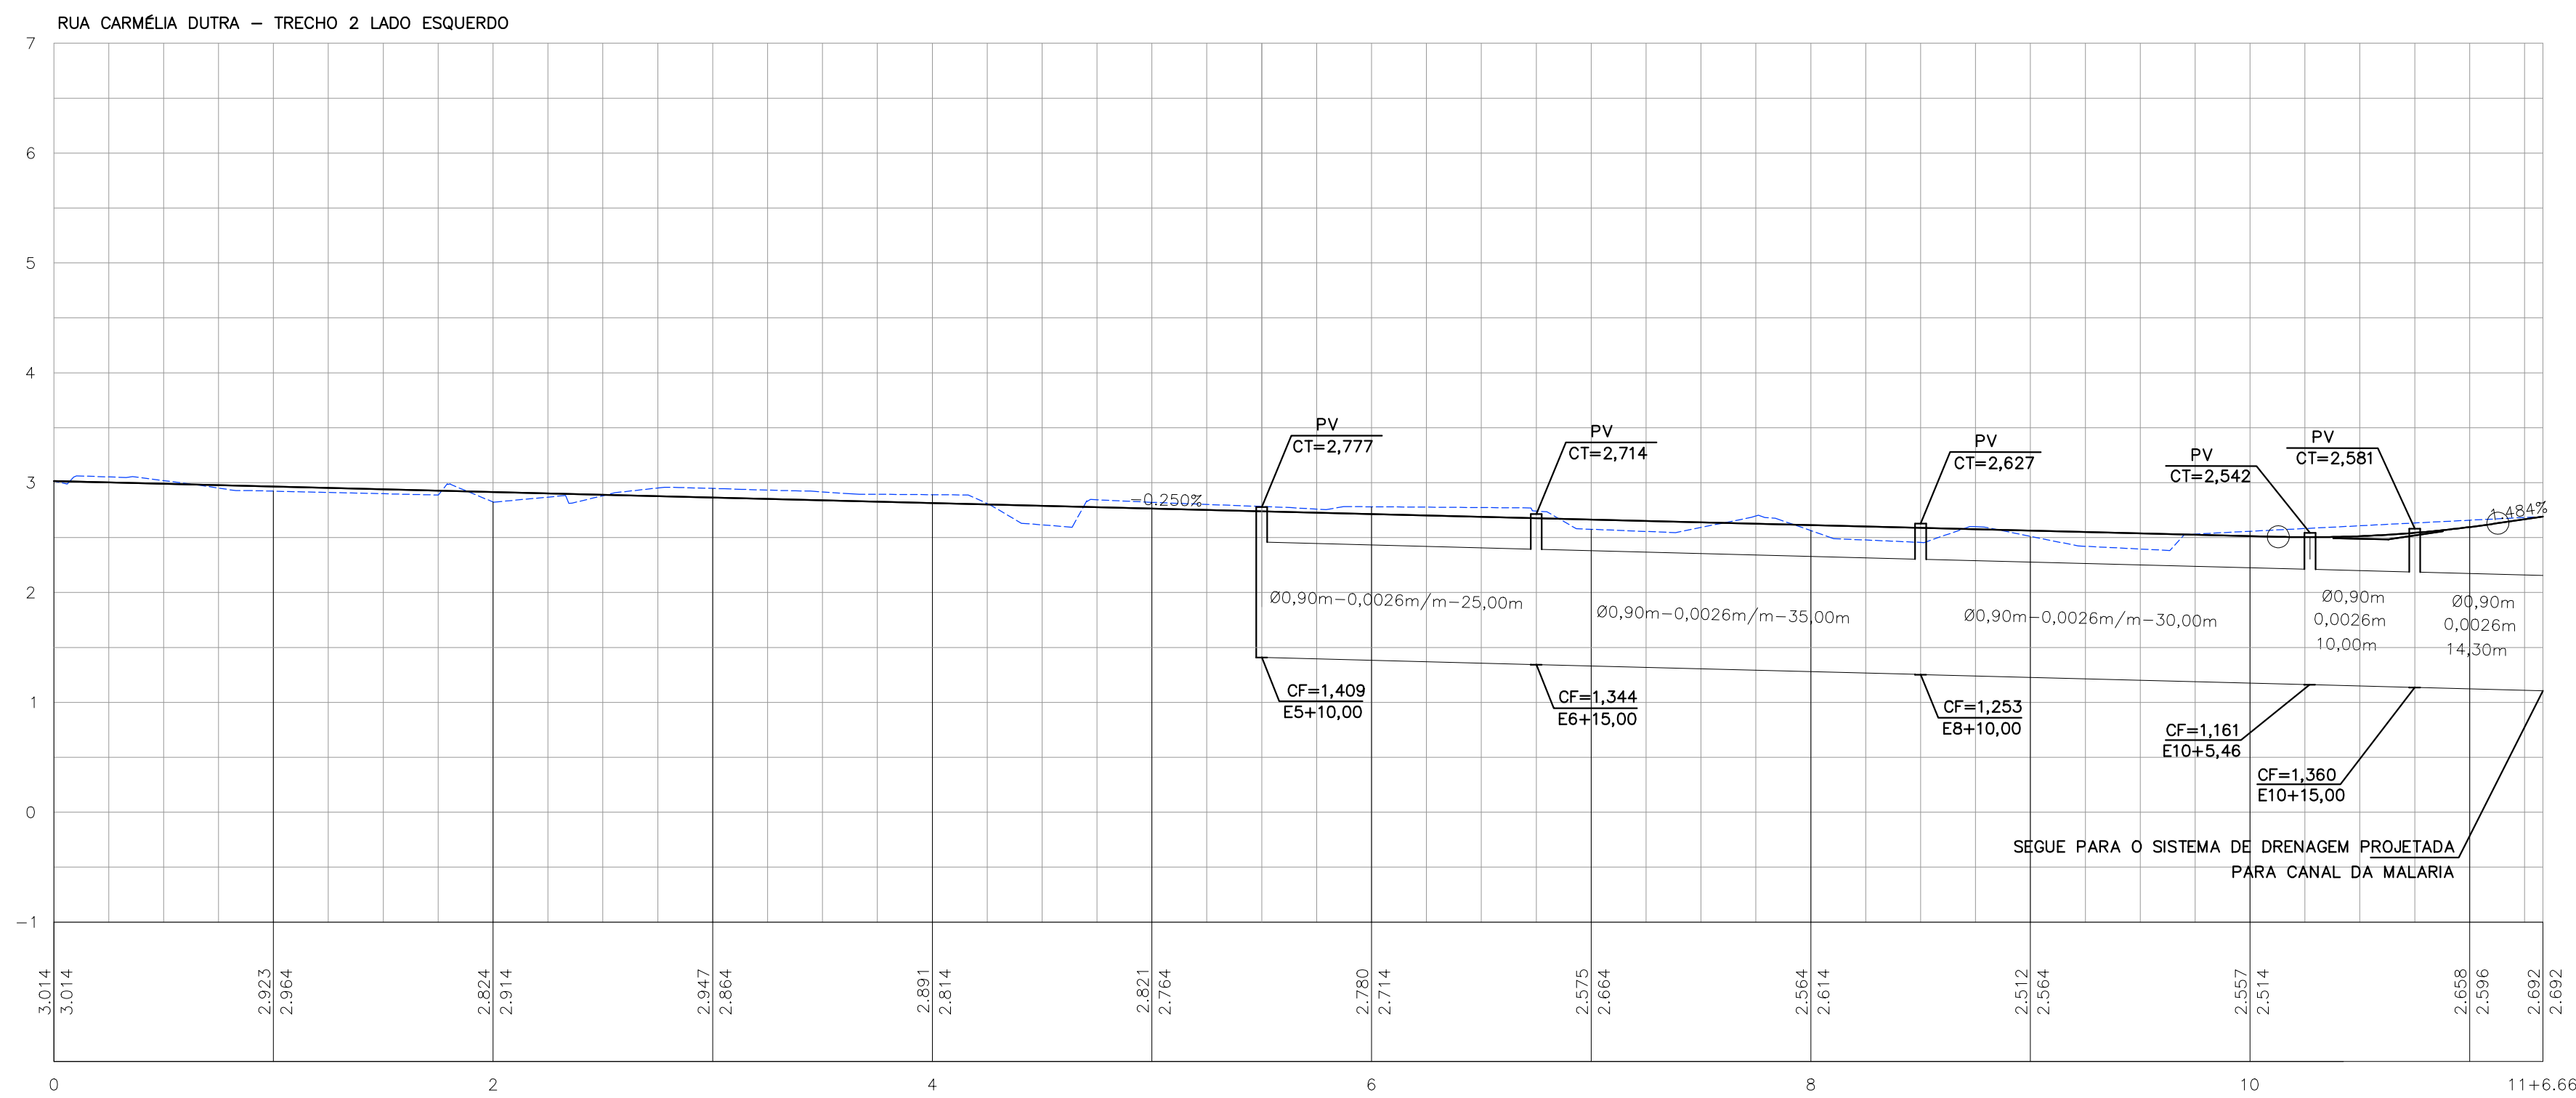

DATA	REVISÃO	DESCRIÇÃO



Rua Ricardo Salazar, 83, Prado, Recife-PE.
CEP 50.720-120 Fone/Fax: (0**81) 3878-5555.
e-mail: geosistemas@geosistemas.com.br
C.N.P.J.: 70.073.275/0001-30

ELABORAÇÃO DA ADEQUAÇÃO DOS PROJETOS EXECUTIVOS DE ENGENHARIA

PARA AS UES 06 E 08 (JARDIM BRASIL), EM OLINDA

PROJETO:

PROJETO DE DRENAGEM DAS UES 06 E 08 (JARDIM BRASIL)

LOCAL:

RUA CARMELIA DUTRA, JARDIM BRASIL, OLINDA - PE

CONTEÚDO:

PERFIL LONGITUDINAL

ESCALA:

HOR: 1:500 E VER: 1:50

DATA:

JULHO/2022

RESPONSÁVEL TÉCNICO GERAL:

ROBERTO LEMOS MUNIZ Engº Civil CREA 12.492-D/PE

EQUIPE TÉCNICA

 
PROPRIETÁRIO

Angela Pauline Moura Crasto
Gerente Geral
Engª Civil CREA 12.492-D/PE

RESPONSÁVEL TÉCNICO

PRANCHA

02/02



- CONVENÇÕES
- EDIFICAÇÃO
 - MURO
 - MEIO-FIO EXISTENTE
 - CANALETA EXISTENTE
 - EIXO DE PROJETADO
 - GALERIA EXISTENTE
 - POÇO DE VISITA TIPO GAVETA PROJETADO
 - GALERIA PROJETADA
 - POÇO DE VISITA TIPO GAVETA EXISTENTE

DATA	REVISÃO	DESCRIÇÃO



Rua Ricardo Salazar, 83, Prado, Recife-PE.
CEP 50.720-120 Fone/Fax: (071) 3878-5555.
e-mail: geosistemas@geosistemas.com.br
C.N.P.J.: 70.073.275/0001-30

ELABORAÇÃO DA ADEQUAÇÃO DOS PROJETOS EXECUTIVOS DE ENGENHARIA
PARA AS UES 06 E 08 (JARDIM BRASIL), EM OLINDA

PROJETO:

LIGAÇÃO DA DRENAGEM EXISTENTE NA RUA OSCAR CARNEIRO COM A AV. ANTÔNIO DA COSTA AZEVEDO

LOCAL:

RUA OSCAR CARNEIRO, PEIXINHOS, OLINDA - PE

CONTEÚDO:

PLANTA BAIXA

ESCALA:

1/500

DATA:

JULHO/2022

RESPONSÁVEL TÉCNICO GERAL:


ROBERTO LEMOS MUNIZ Engº Civil CREA 12.492-D/PE

EQUIPE TÉCNICA

PROPRIETÁRIO

RESPONSÁVEL TÉCNICO

Angela Paula de Maura Crasto
Gerente de Projetos
Engª Civil CREA 12.492-D/PE
GEO SISTEMAS Engenharia & Planejamento, Lda

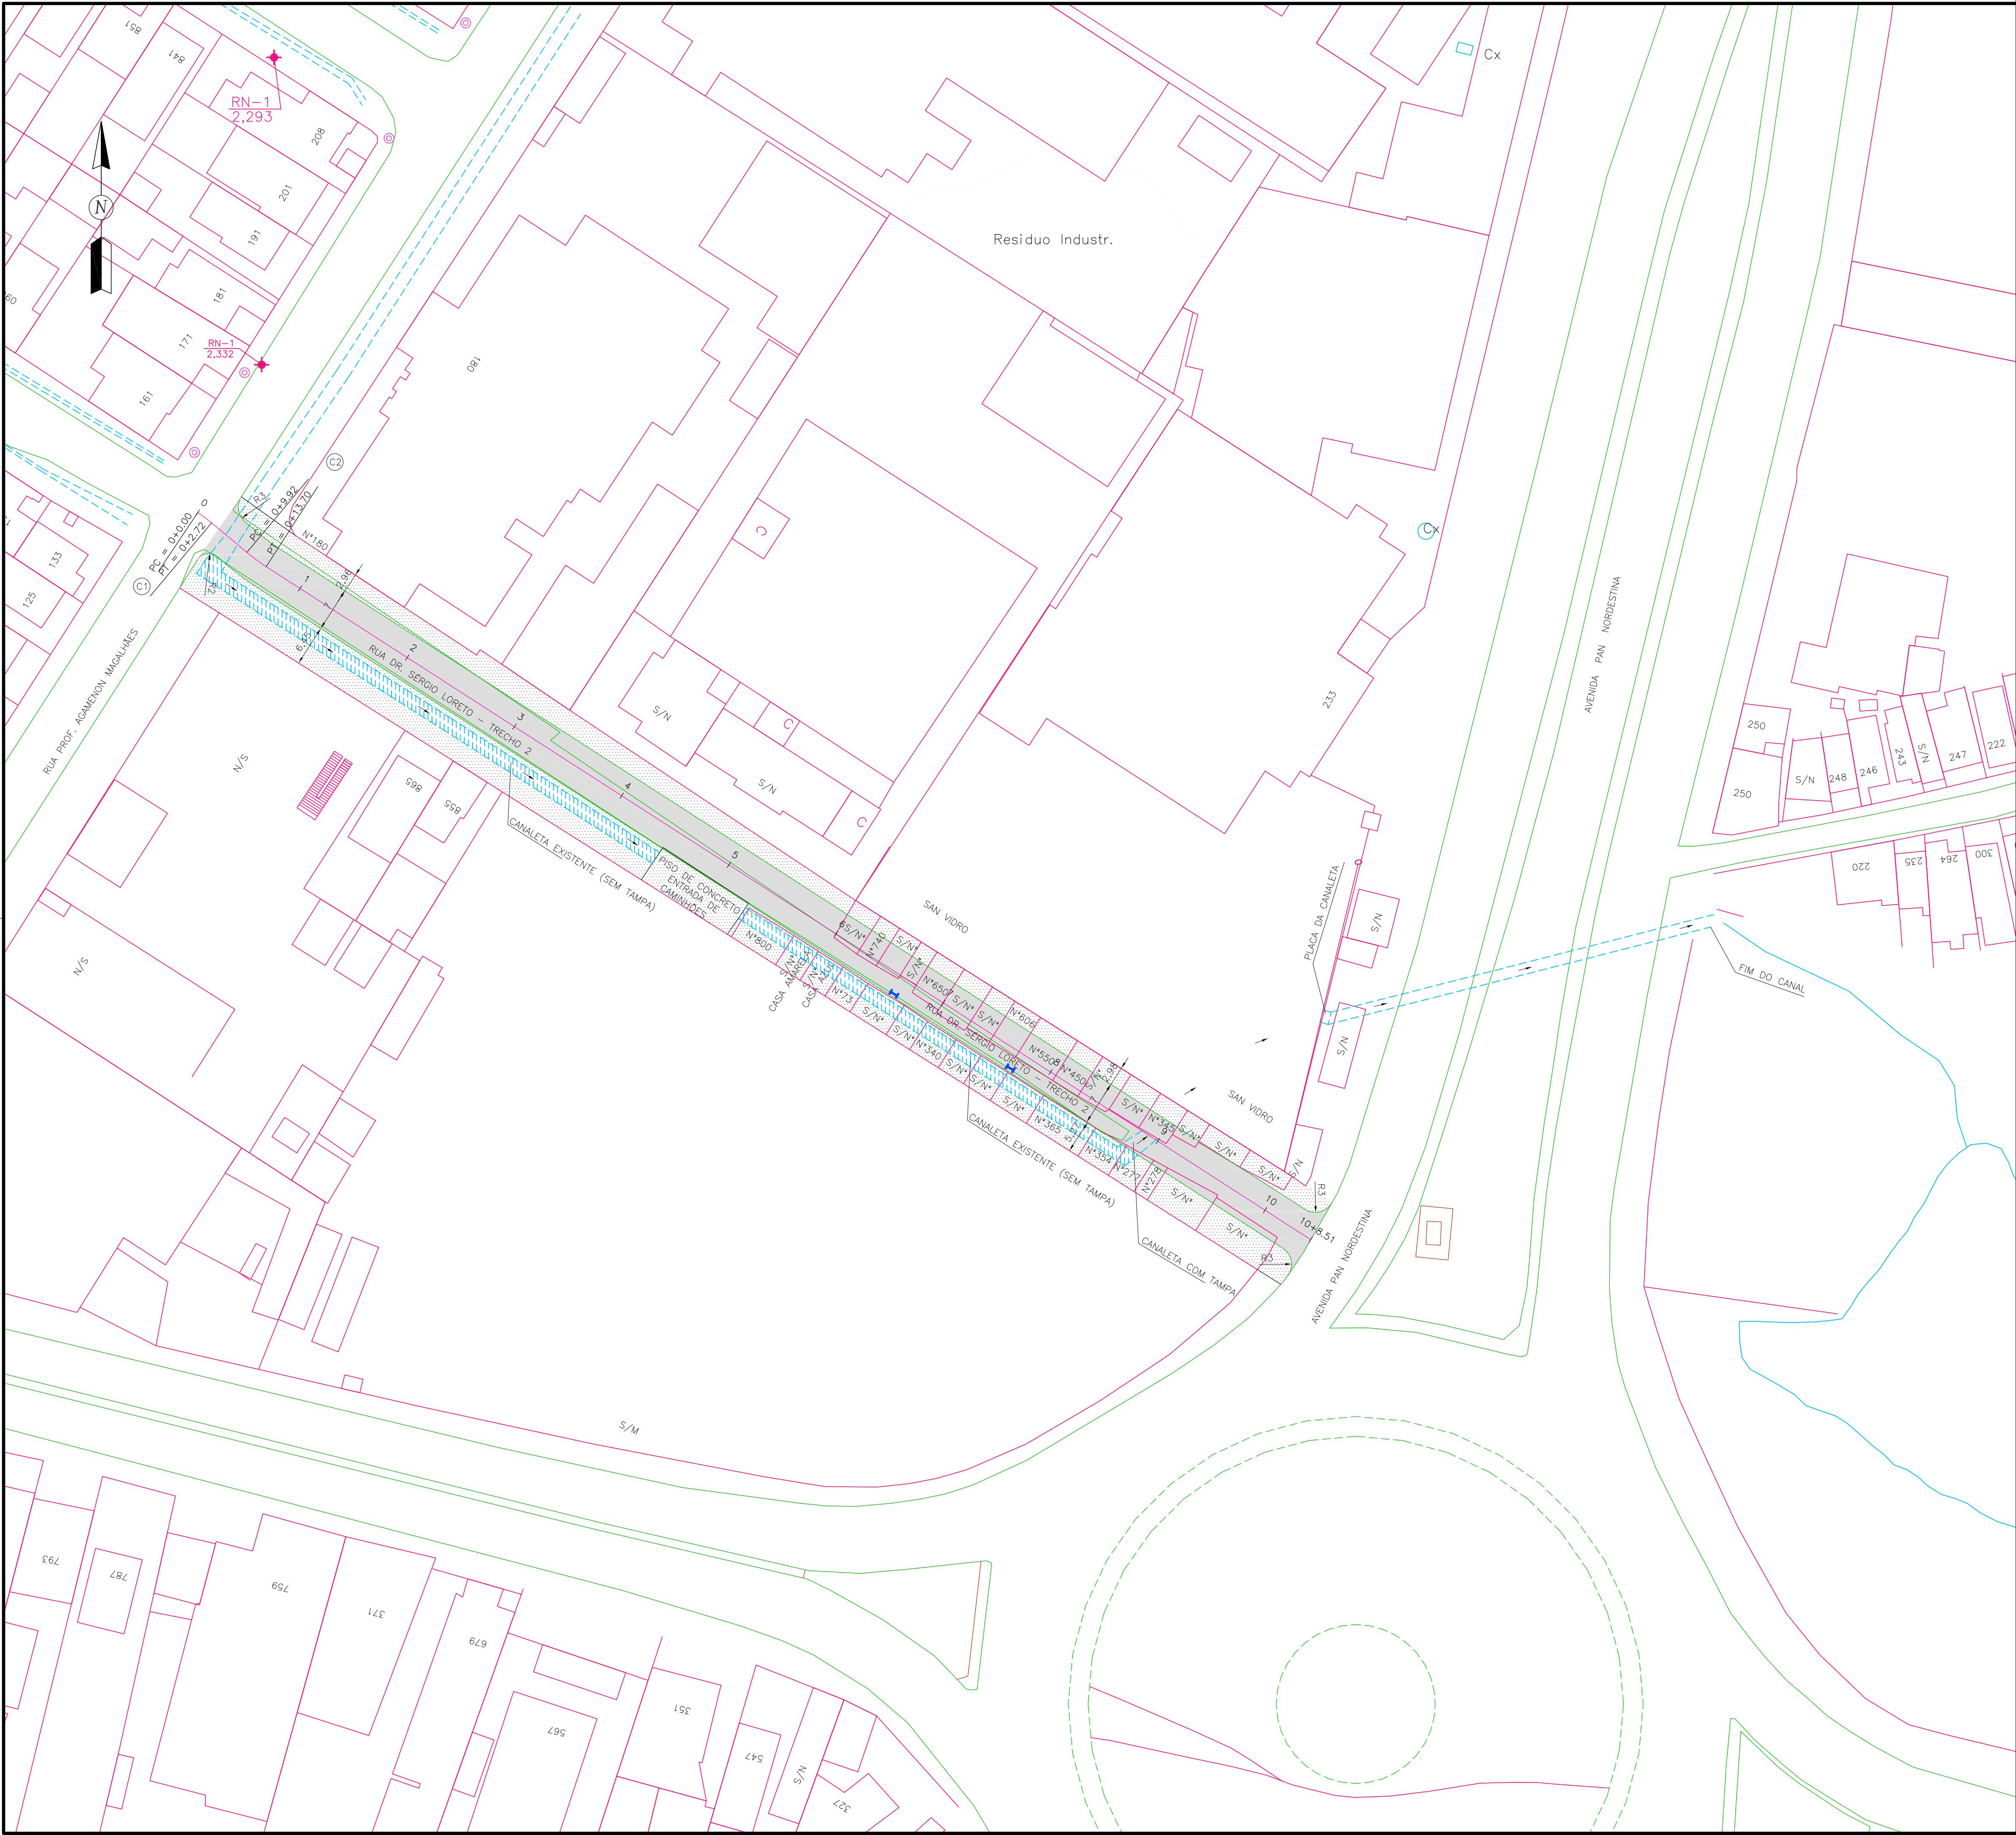

RUA DR. SÉRGIO LORETO - TRECHO 2					
QUADRO DE CURVA					
CURVAS	AC	R(m)	T(m)	D(m)	PC-EST. PT-EST.
01	06°13'42"	25,000	1,360	2,718	0+0.00 0+9.72
02	07°13'21"	30,000	1,893	3,782	0+9.92 0+13.70

- CONVENÇÕES
- EDIFICAÇÃO
 - MURO
 - MEIO-FIO EXISTENTE/ BORDO DA ESTRADA
 - CERCA
 - CALÇADA
 - CANAL /CANALETA EXISTENTE
 - POÇO DE VISITA TIPO GAVETA EXISTENTE
 - POÇO DE VISITA TIPO TAMPÃO DA DRENAGEM EXISTENTE
 - POÇO DE VISITA DE SERVIÇOS PÚBLICOS EXISTENTE
 - GALERIA EXISTENTE
 - CAIXA DE PASSAGEM DE ESGOTO CONDOMINIAL EXISTENTE
 - POÇO DE VISITA DE ESGOTO EXISTENTE
 - TUBO DE ESGOTO EXISTENTE
 - RN
 - EIXO PROJETADO
 - MEIO-FIO PROJETADO
 - PASSEIO PROJETADO
 - RUAS A SER PROJETADAS
 - SENTIDO DO ESCOAMENTO

DATA	REVISÃO	DESCRIÇÃO



GEO SISTEMAS Engenharia & Planejamento
Rua Ricardo Salazar, 83, Prado, Recife-PE.
CEP: 50.720-120 Fone/Fax: (071) 3878-5555.
e-mail: geosistemas@geosistemas.com.br
C.N.P.J.: 70.073.275/0001-30

ELABORAÇÃO DA ADEQUAÇÃO DOS PROJETOS EXECUTIVOS DE ENGENHARIA
PARA AS UES 06 E 08 (JARDIM BRASIL), EM OLINDA

PROJETO:
PROJETO GEOMÉTRICO DAS UES 06 E 08 (JARDIM BRASIL)

LOCAL:
JARDIM BRASIL (BACIA 01, 02 E 03) - OLINDA/PE


CONTEÚDO:
PLANTA BAIXA E QUADRO DE CURVAS

ESCALA:
1/500
DATA:
MAIO/2022

RESPONSÁVEL TÉCNICO GERAL:
ROBERTO LEMOS MUNIZ Engº CIVIL CREA 12.492-D/PE

EQUIPE TÉCNICA

Angela Paula de Maura Crasto
Gerente de Projetos
Engª CIVIL - ESPECIALIDADE
Gestão de Obras e Planejamento LTDA

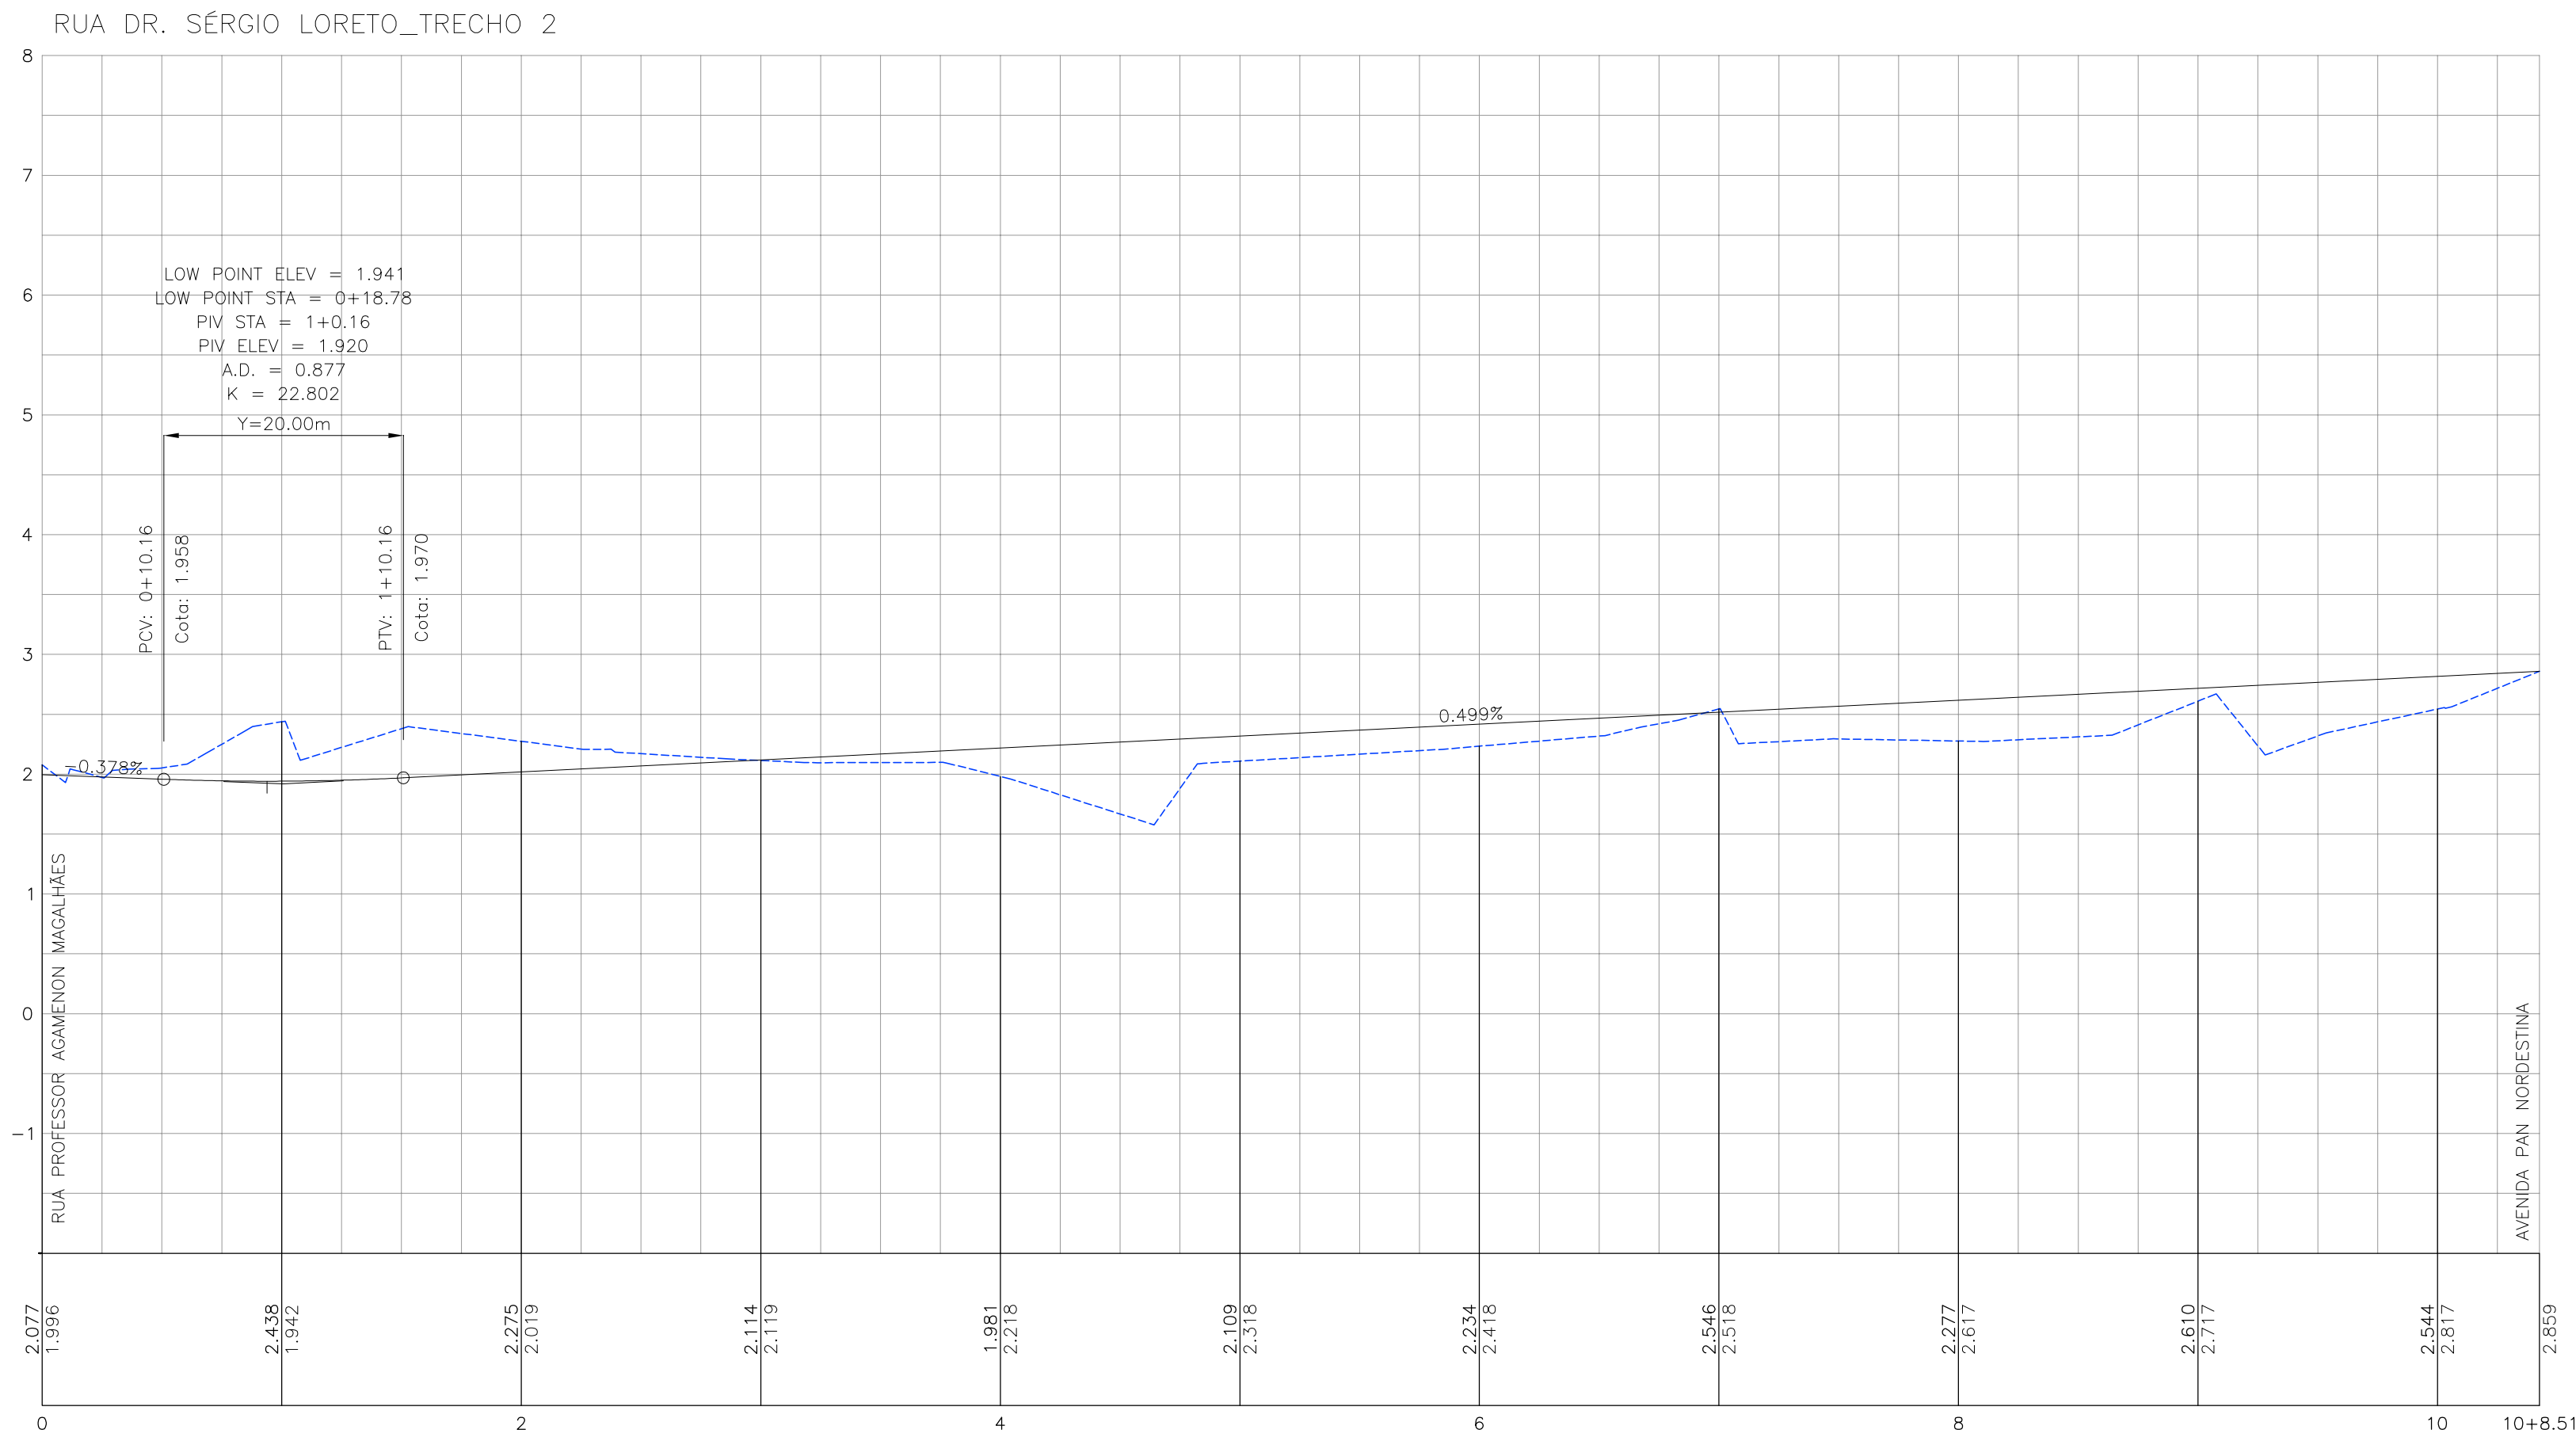

CONVENÇÕES

GREIDE EXISTENTE

GREIDE PROJETADO DE PAVIMENTAÇÃO / TERRAPLENAGEM

DATA	REVISÃO	DESCRIÇÃO



Rua Ricardo Salazar, 83, Prado, Recife-PE.
CEP: 50.720-120 Fone/Fax: (0**81) 3878-5555.
e-mail:geosistemas@geosistemas.com.br
C.N.P.J.: 70.073.275/0001-30

ELABORAÇÃO DA ADEQUAÇÃO DOS PROJETOS EXECUTIVOS DE ENGENHARIA
PARA AS UES 06 E 08 (JARDIM BRASIL), EM OLINDA

PROJETO:

PROJETO GEOMÉTRICO DAS UES 06 E 08 (JARDIM BRASIL)

LOCAL:

JARDIM BRASIL (BACIA 01, 02 E 03) - OLINDA/PE

CONTEUDO:

PERFIL LONGITUDINAL

ESCALA:

HOR:1/500 E VER:1/50

DATA:

MAIO/2022

RESPONSÁVEL TÉCNICO GERAL:

ROBERTO LEMOS MUNIZ Engº CIVIL CREA 12.492-D/PE

EQUIPE TÉCNICA


PROPRIETÁRIO

Angela Pauline Maria Crasto
Gerente de Projetos
Engª Civil - CREA 12.492-D/PE
GEO SISTEMAS Engenharia LTDA

RESPONSÁVEL TÉCNICO

FRANCHA:

02
/02

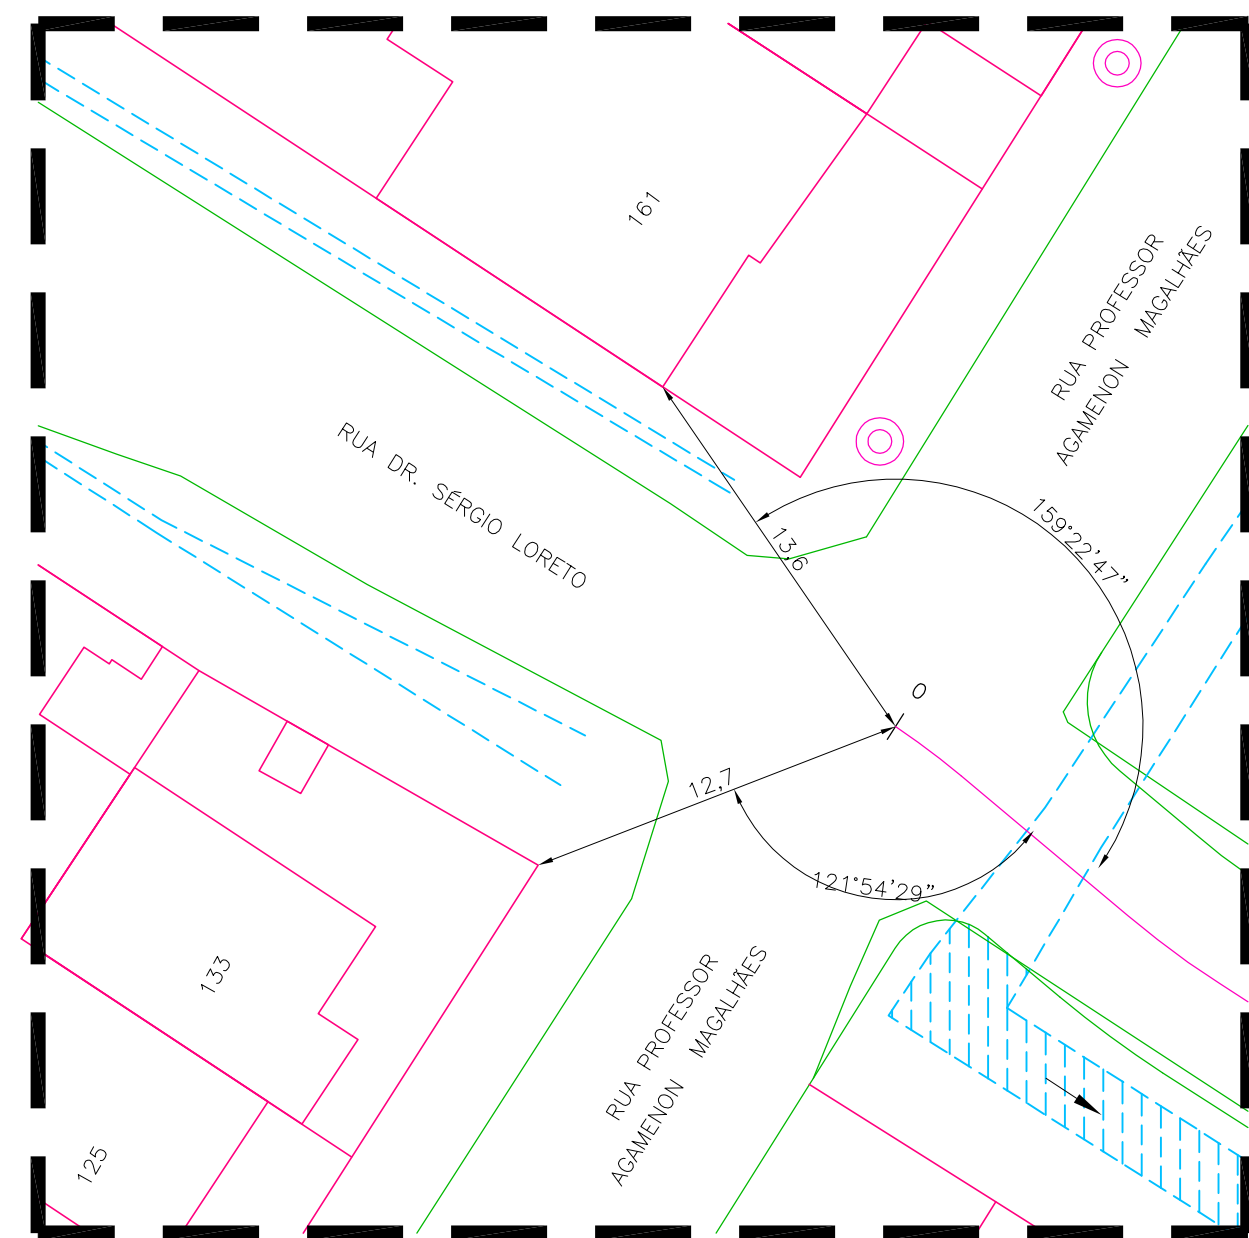

DETALHE DA AMARRAÇÃO DA E0+0,00 DA
RUA DR. SÉRGIO LORETO
COM EDIFICAÇÕES 161 E S/N°

DATA	REVISÃO	DESCRIÇÃO



Rua Ricardo Salazar, 83, Prado, Recife-PE.
CEP 50.720-120 Fone/Fax:(0**81) 3878-5555.
e-mail:geosistemas@geosistemas.com.br
C.N.P.J.: 70.073.275/0001-30

ELABORAÇÃO DA ADEQUAÇÃO DOS PROJETOS EXECUTIVOS DE ENGENHARIA
PARA AS UE'S 06 E 08 (JARDIM BRASIL), EM OLINDA

PROJETO :

PROJETO GEOMÉTRICO DAS UE'S 06 E 08 (JARDIM BRASIL)

LOCAL :

JARDIM BRASIL (BACIA 01, 02 E 03) - OLINDA/PE

CONTEÚDO :

DETALHE DE AMARRAÇÃO

ESCALA :
1/250

DATA :
MAIO/2022

RESPONSÁVEL TÉCNICO GERAL:
ROBERTO LEMOS MUNIZ Engº Civil CREA 12.492-D/PE

EQUIPE TÉCNICA













PROPRIETÁRIO

RESPONSÁVEL TÉCNICO

PRANCHA :

01 / 01

RUA DR. SÉRGIO LORETO_TRECHO 2

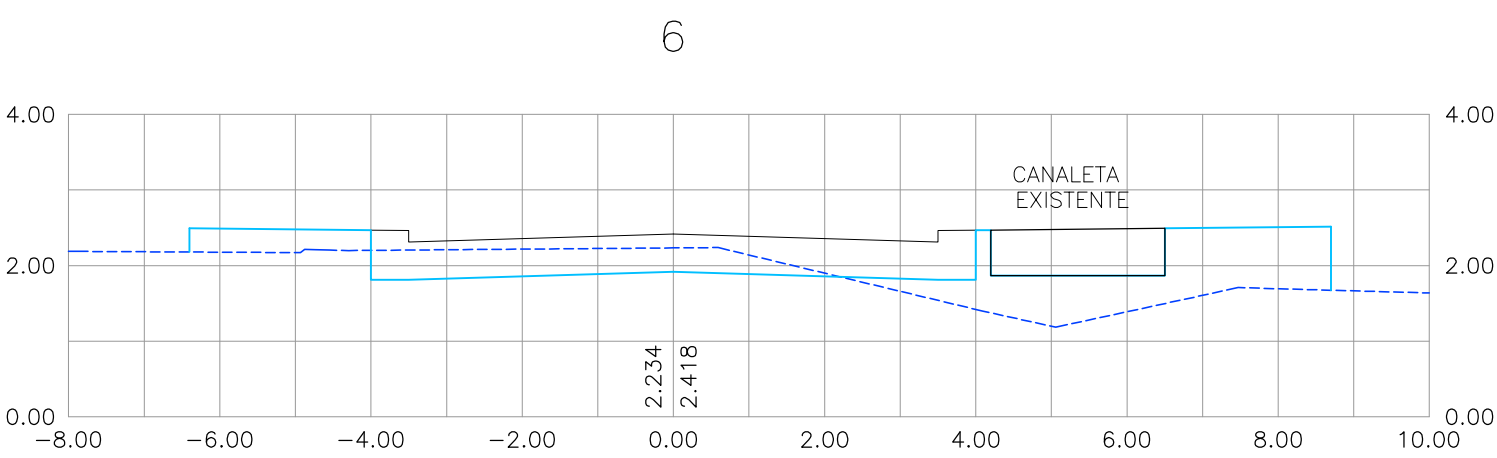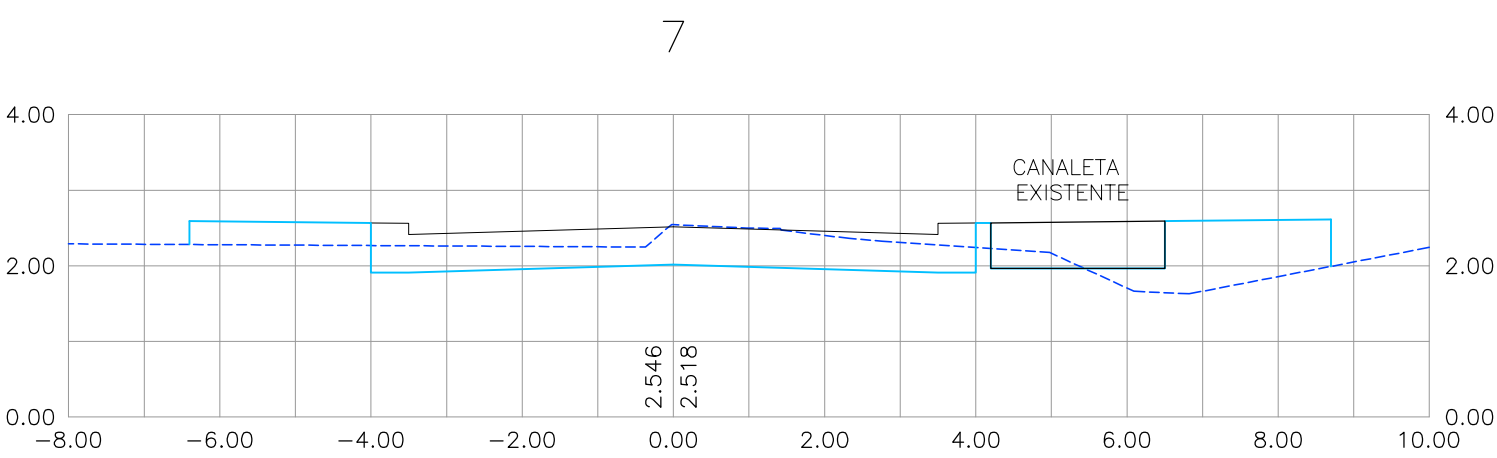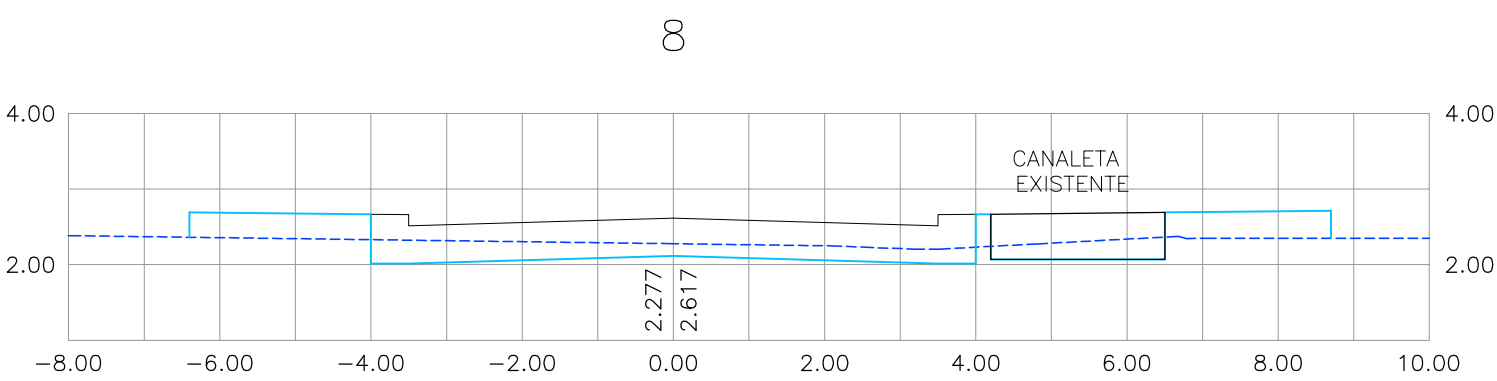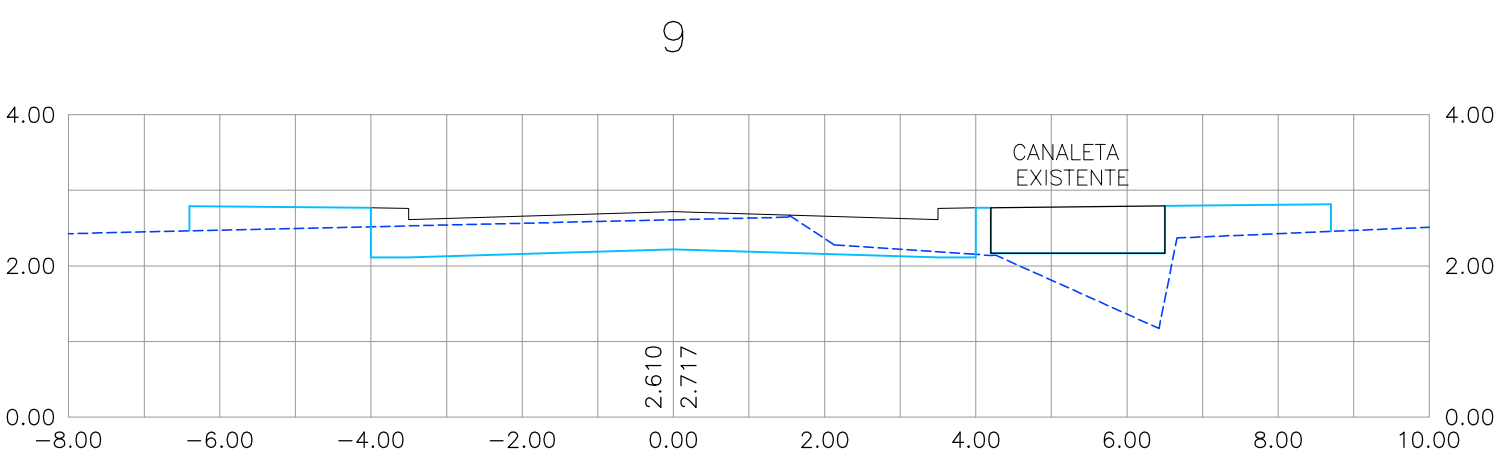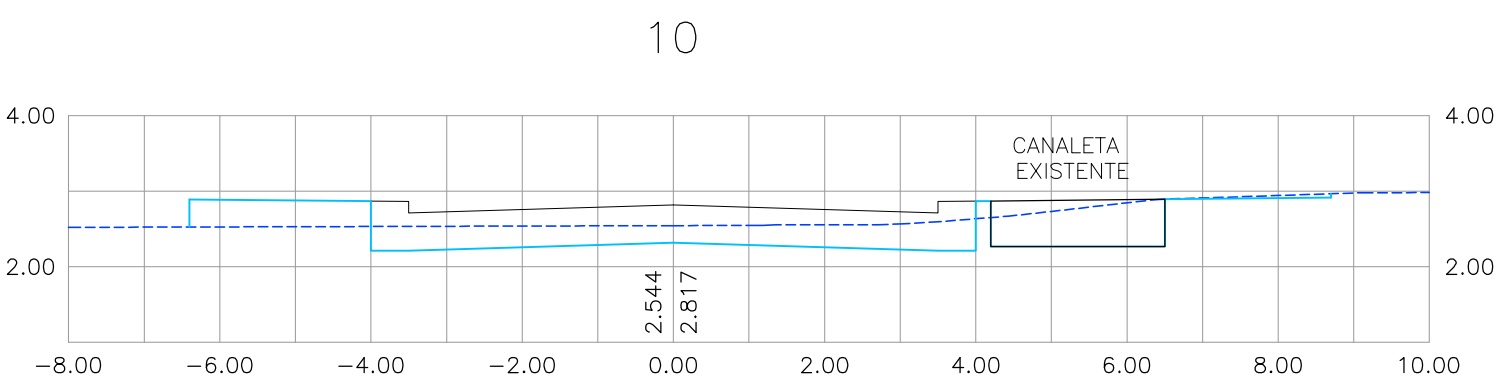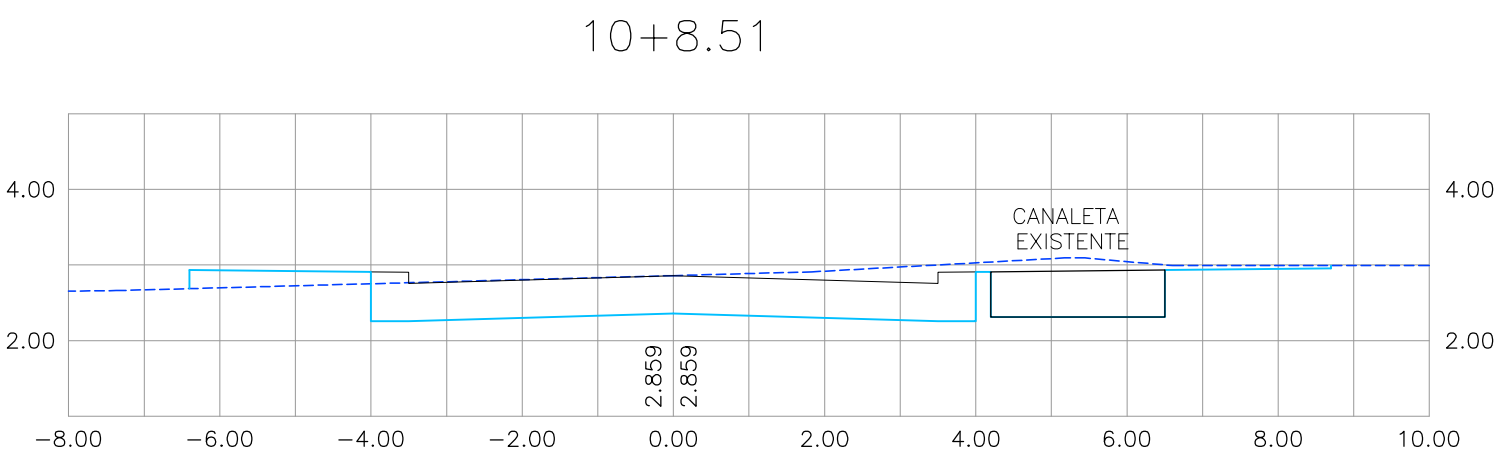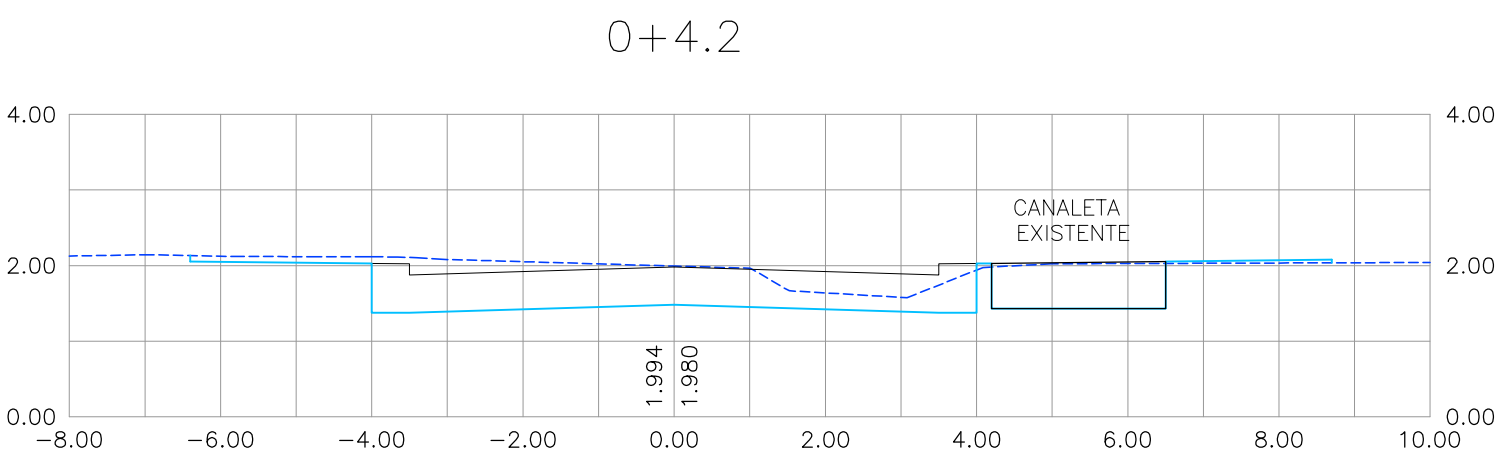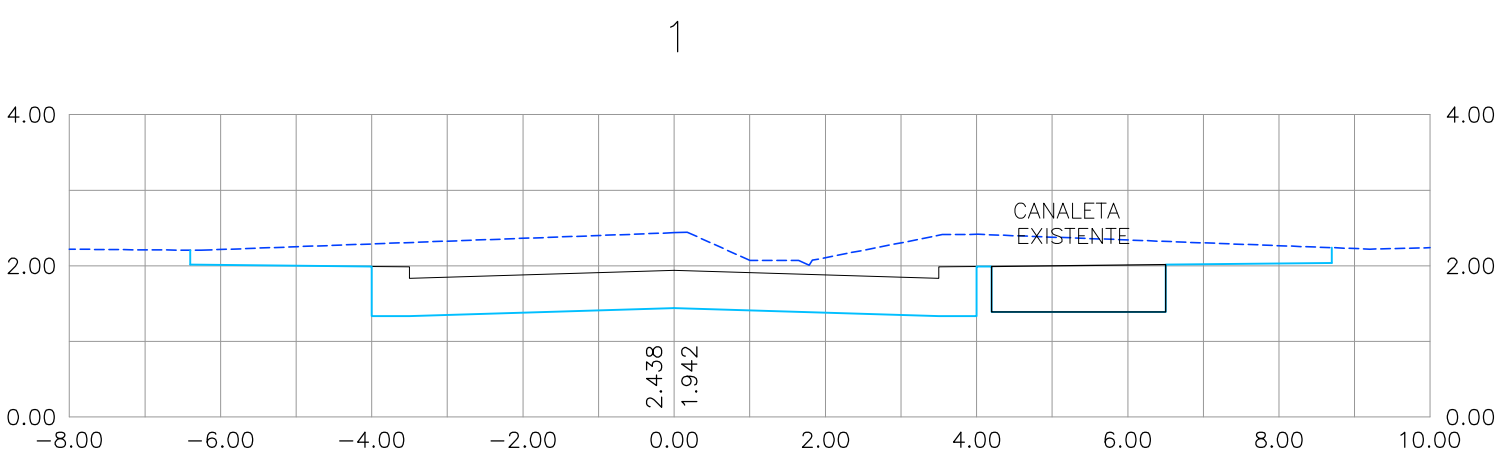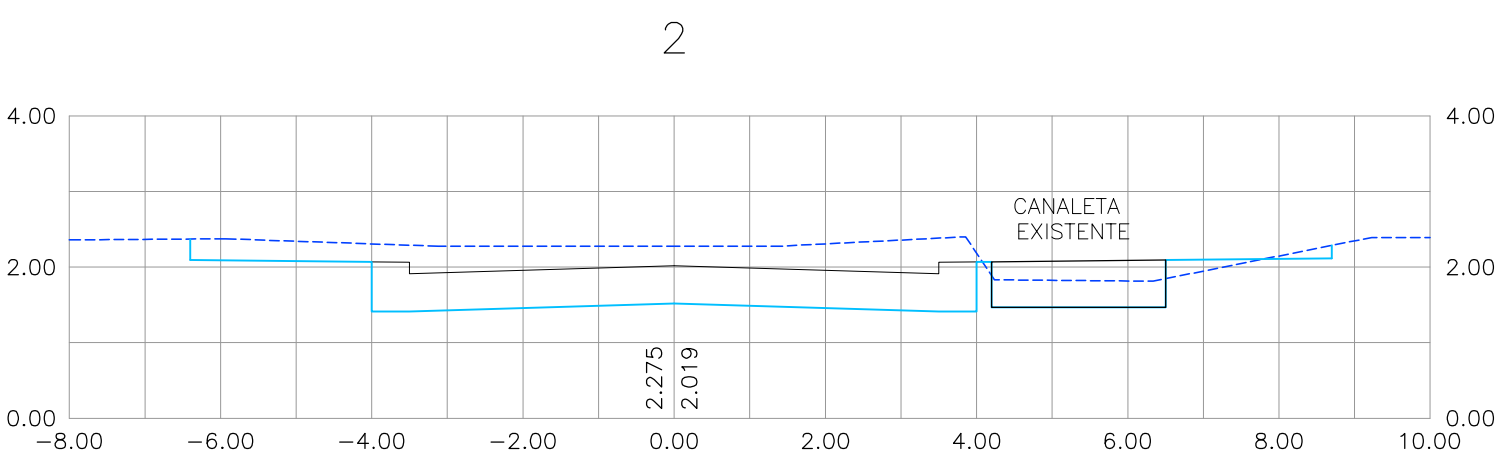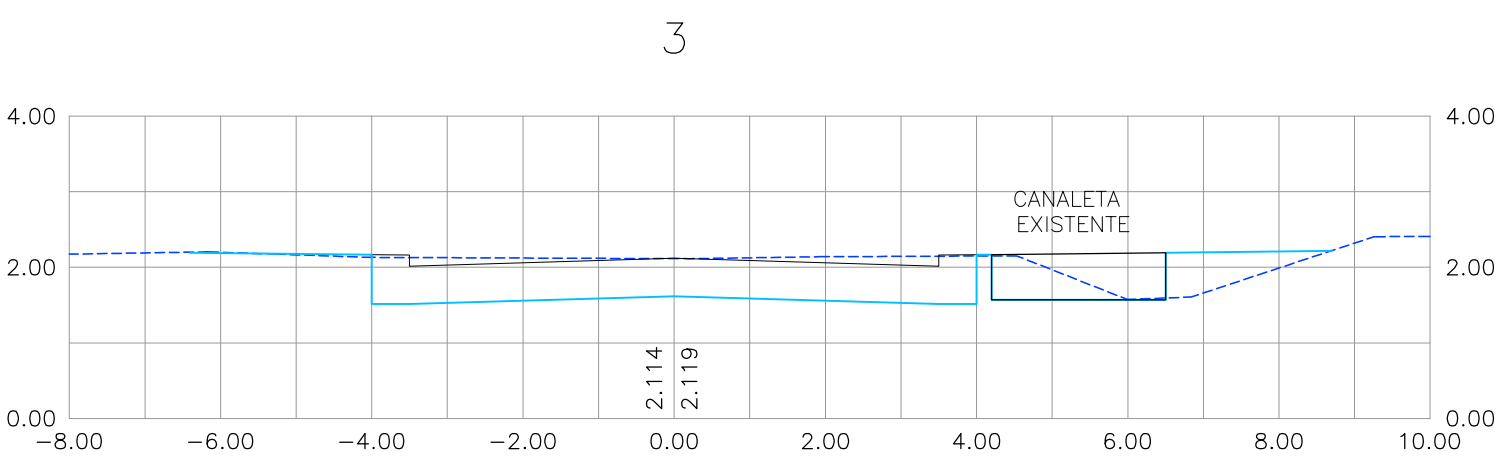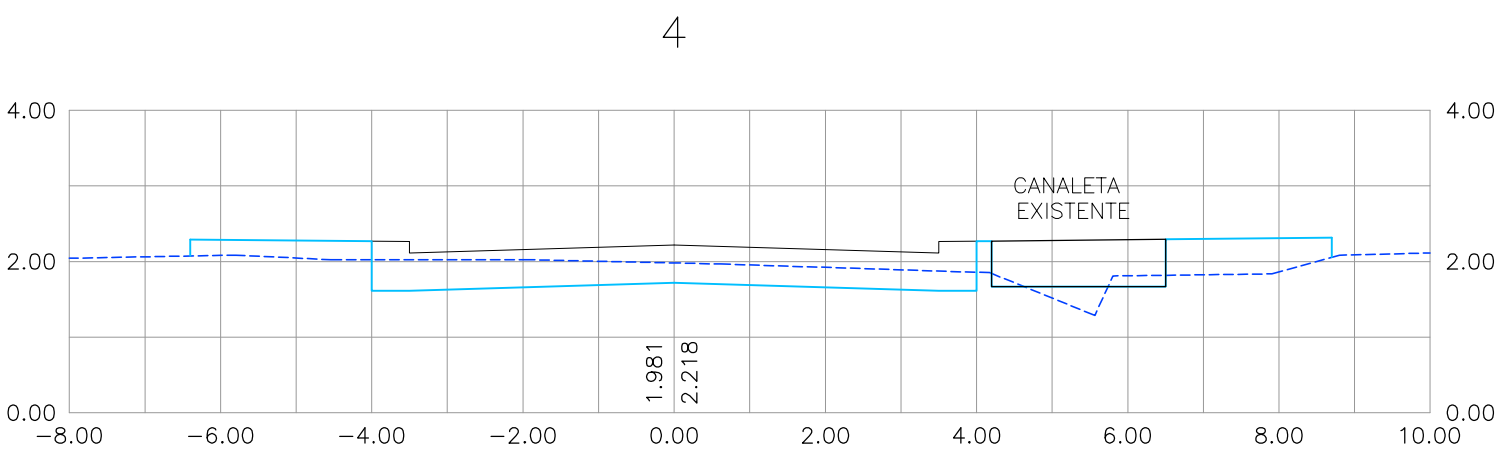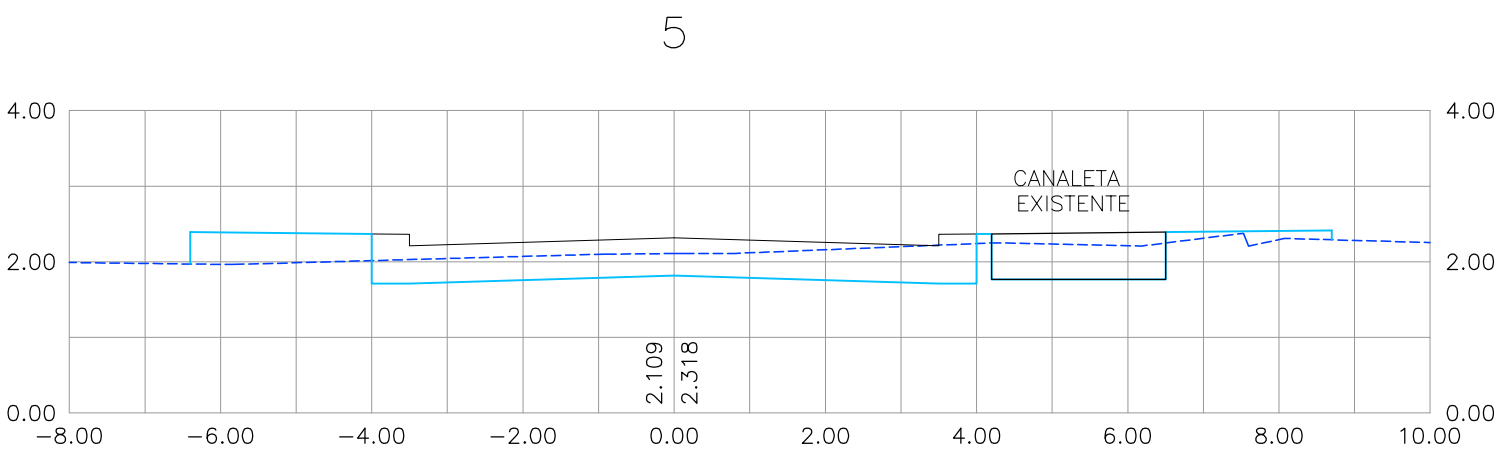

CONVENÇÕES

- GREIDE EXISTENTE
- PLATAFORMA DO PAVIMENTO
- PLATAFORMA DE TERRAPLENAGEM

DATA	REVISÃO	DESCRIÇÃO



Rua Ricardo Salazar, 83, Prado, Recife-PE.
CEP: 50.720-120 Fone/Fax: (071) 3878-5555.
e-mail: geosistemas@geosistemas.com.br
C.N.P.J.: 70.073.275/0001-30

ELABORAÇÃO DA ADEQUAÇÃO DOS PROJETOS EXECUTIVOS DE ENGENHARIA
PARA AS UES 06 E 08 (JARDIM BRASIL), EM OLINDA

PROJETO:

PROJETO TERRAPLENAGEM E PAVIMENTAÇÃO DAS UES 06 E 08 (JARDIM BRASIL)

LOCAL:

JARDIM BRASIL (BACIA 01, 02 E 03) - OLINDA/PE

CONTEÚDO:
SEÇÕES TRANSVERSAIS

ESCALA:
HOR: 1/100 E VER: 1/100

DATA:
MAIO/2022

RESPONSÁVEL TÉCNICO GERAL:
ROBERTO LEMOS MUNIZ Engº CIVIL CREA 12.492-D/PE

EQUIPE TÉCNICA

PROPRIETÁRIO

Angela Pauline Moura Crasto
Engª Civil CREA 12.492-D/PE
GEO SISTEMAS Engenharia & Planejamento LTDA

RESPONSÁVEL TÉCNICO

FRANCHA:

01 / 01

ADEQUAÇÃO DOS PROJETOS EXECUTIVOS DE ENGENHARIA DAS UE'S 06 E 08 - JARDIM BRASIL, OLINDA-PE

PROJETO URBANÍSTICO DAS LAGOAS **UE'S 06 E 08-JARDIM BRASIL**

Volume 2 - Projeto de Engenharia para **Terraplenagem, Pavimentação,** **Drenagem e Macrodrenagem** **TOMO 1.1- PLANTAS**

ADEQUAÇÃO DOS PROJETOS EXECUTIVOS DE ENGENHARIA DAS UE'S 06 E 08 - JARDIM BRASIL, OLINDA-PE

PROJETO URBANÍSTICO DAS LAGOAS **UE'S 06 E 08-JARDIM BRASIL**

**Volume 2 - Projeto de Engenharia para
Terraplenagem, Pavimentação,
Drenagem e Macrodrenagem
TOMO 1.2- PLANTAS**

ADEQUAÇÃO DOS PROJETOS EXECUTIVOS DE ENGENHARIA DAS UE'S 06 E 08 - JARDIM BRASIL, OLINDA-PE

PROJETO URBANÍSTICO DAS LAGOAS **UE'S 06 E 08-JARDIM BRASIL**

**Volume 2 - Projeto de Engenharia para
Terraplenagem, Pavimentação,
Drenagem e Macrodrenagem
TOMO 1.3- PLANTAS**