


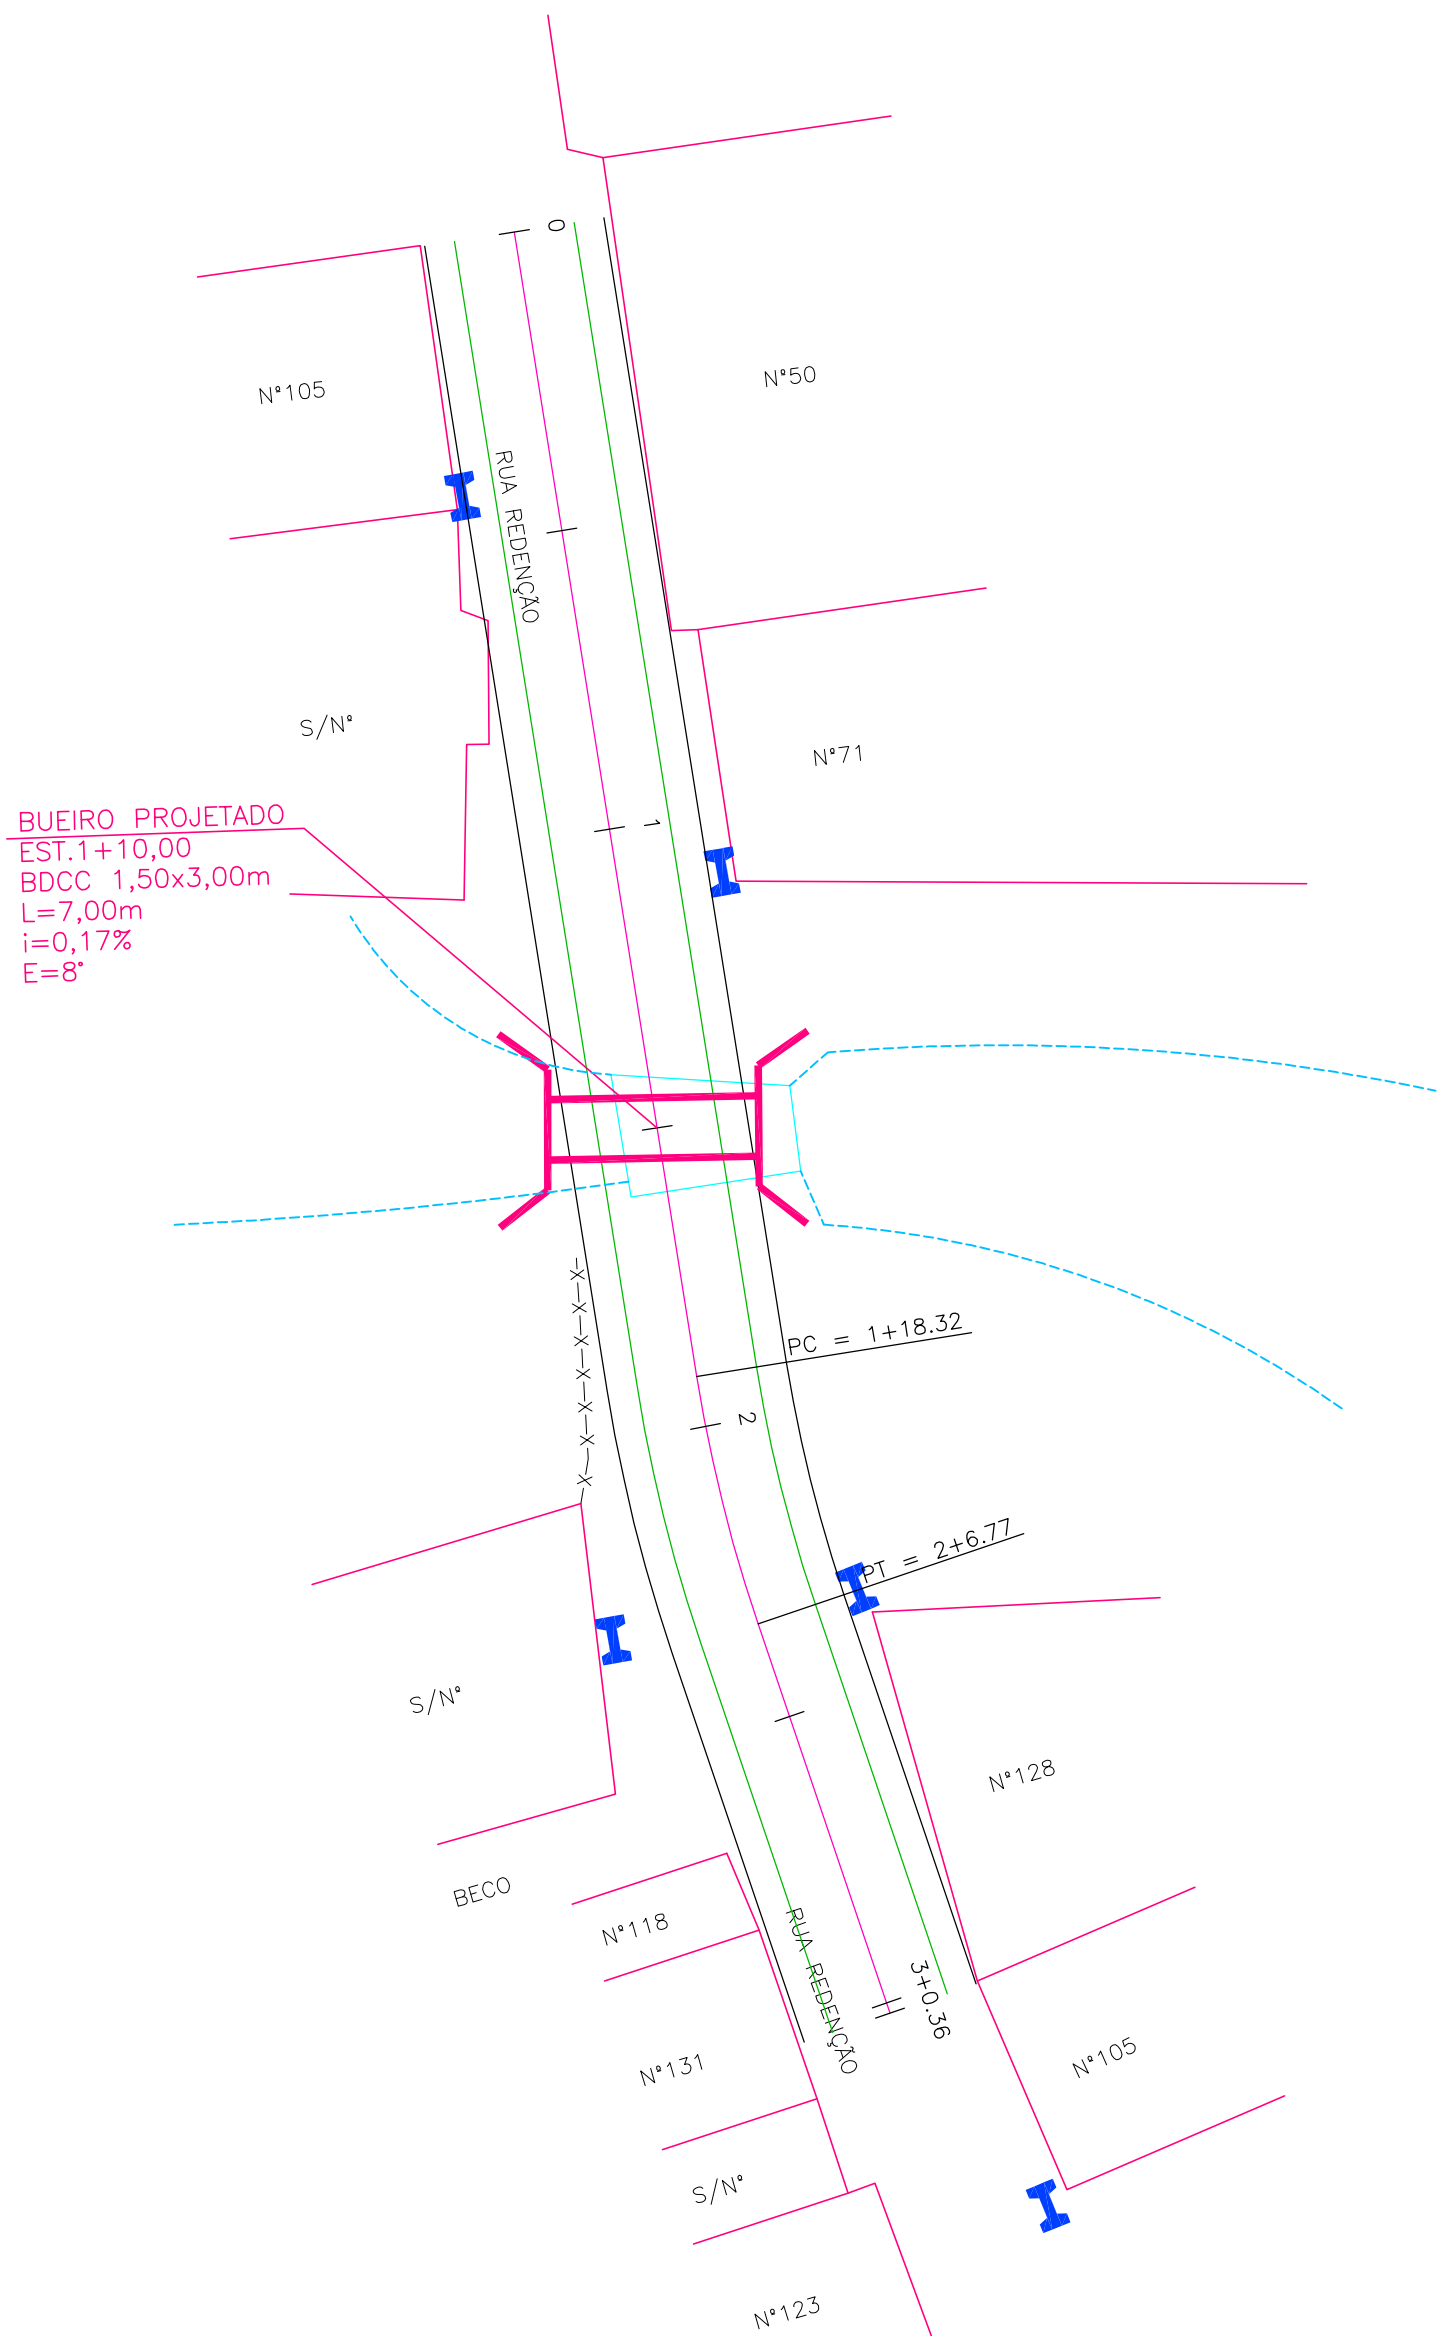

CONVENÇÕES

- EDIFICAÇÃO
- CERCA
- CANALETA EXISTENTE
- POSTE DE BAIXA TENSÃO (BT)
- BUEIRO EXISTENTE
- EIXO DE PROJETADO
- MEIO-FIO PROJETADO
- PASSEIO PROJETADO
- BUEIRO PROJETADO (BDCC-BUEIRO DUPLO CELULAR DE CONCRETO)

DATA	REVISÃO	DESCRIÇÃO



Rua Ricardo Salazar, 83, Prado, Recife-PE.
CEP 50.720-120 Fone/Fax:(0**81) 3878-5555.
e-mail:geosistemas@geosistemas.com.br
C.N.P.J.: 70.073.275/0001-30

ELABORAÇÃO DA ADEQUAÇÃO DOS PROJETOS EXECUTIVOS DE ENGENHARIA
PARA AS UE'S 06 E 08 (JARDIM BRASIL), EM OLINDA

PROJETO :

PROJETO DE DRENAGEM DAS UE'S 06 E 08 (JARDIM BRASIL) - BUEIRO

LOCAL :

JARDIM BRASIL (BACIA 01, 02 E 03) - OLINDA/PE

CONTEÚDO :
PLANTA BAIXA

ESCALA :
1/250

DATA :
ABRIL/2022

RESPONSÁVEL TÉCNICO GERAL:
ROBERTO LEMOS MUNIZ Engº Civil CREA 12.492-D/PE

EQUIPE TÉCNICA


PROPRIETÁRIO

Angela Paula de Maura Crasto
Gerente de Projetos
Engª Civil - CREA 12.492-D/PE
Geosistemas Engenharia e Planejamento LTDA

RESPONSÁVEL TÉCNICO

PRANCHA :

01 /02

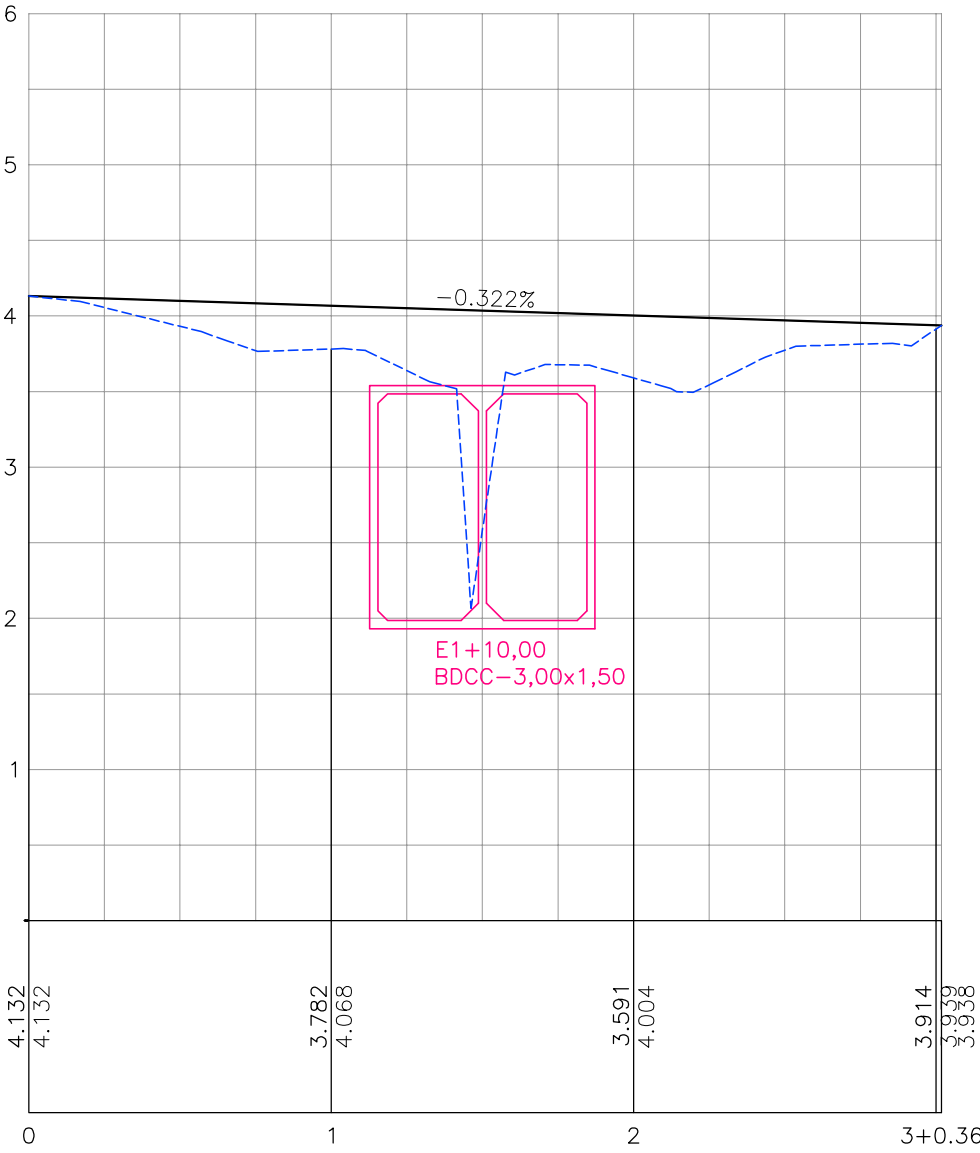

- CONVENÇÕES
- GREIDE EXISTENTE
 - GREIDE PROJETADO DE PAVIMENTAÇÃO / TERRAPLENAGEM
 - BUEIRO PROJETADO (BDCC—BUEIRO DUPLO CELULAR DE CONCRETO)

DATA	REVISÃO	DESCRIÇÃO

GEO

SISTEMAS

Engenharia & Planejamento

Rua Ricardo Salazar, 83, Prado, Recife-PE.
CEP 50.720-120 Fone/Fax:(0**81) 3878-5555.
e-mail:geosistemas@geosistemas.com.br
C.N.P.J.: 70.073.275/0001-30

ELABORAÇÃO DA ADEQUAÇÃO DOS PROJETOS EXECUTIVOS DE ENGENHARIA
PARA AS UE'S 06 E 08 (JARDIM BRASIL), EM OLINDA

PROJETO :

PROJETO DE DRENAGEM DAS UE'S 06 E 08 (JARDIM BRASIL) - BUEIRO

LOCAL :

JARDIM BRASIL (BACIA 01, 02 E 03) - OLINDA/PE

CONTEÚDO :
PERFIL LONGITUDINAL

ESCALA :
HOR.:1/500 E VER.:1/50

DATA :
ABRIL/2022

RESPONSÁVEL TÉCNICO GERAL:
ROBERTO LEMOS MUNIZ Engº Civil CREA 12.492-D/PE

EQUIPE TÉCNICA
ANGELA PAULA DE MORA CRASTO Engº Civil CREA 26.074-D/PE


PROPRIETÁRIO

Angela Paula de MORA Crasto
Gerente de Projetos
Engº Civil - CREA 26.074-D/PE
Geosistemas Engenharia e Planejamento LTDA

RESPONSÁVEL TÉCNICO

PRANCHA :

02
/02

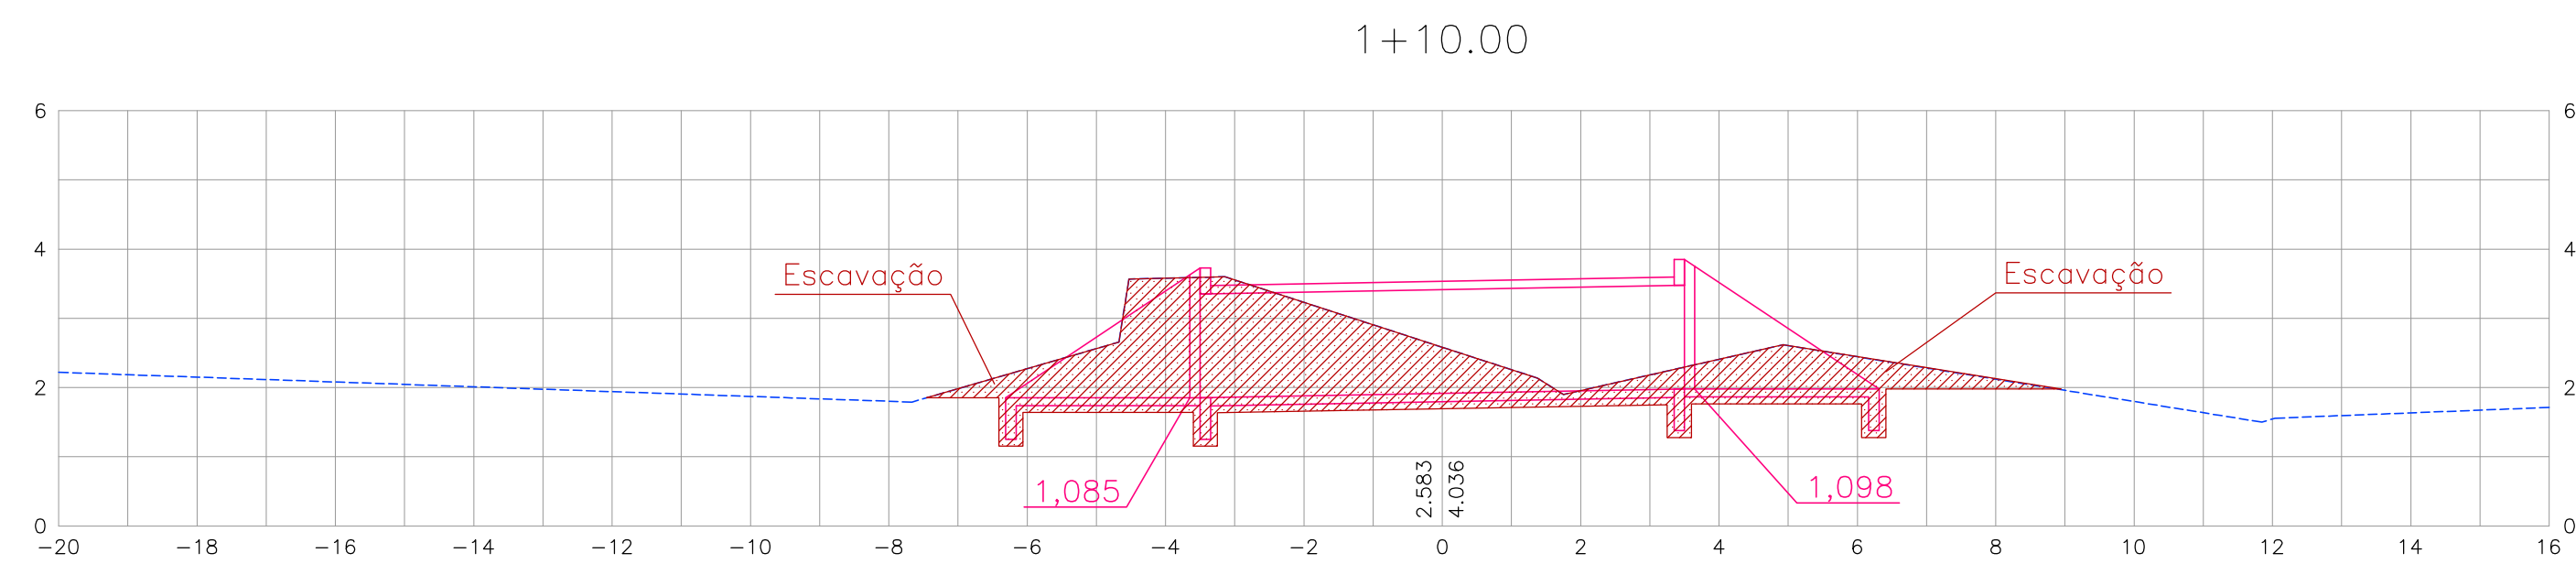

BUEIRO PROJETADO
BDCC 1,50x3,00m
i=0,17%
L=7,00m
E=8°
02 BOCAS BDCC 1,50x3,00m
ESCAVAÇÃO (V≈82,65m³)

CONVENÇÕES

GREIDE EXISTENTE

BUEIRO PROJETADO (BDCC)

DATA	REVISÃO	DESCRIÇÃO

GEO

SISTEMAS

Engenharia & Planejamento

Rua Ricardo Salazar, 83, Prado, Recife-PE.
CEP 50.720-120 Fone/Fax:(0**81) 3878-5555.
e-mail:geosistemas@geosistemas.com.br
C.N.P.J.: 70.073.275/0001-30

ELABORAÇÃO DA ADEQUAÇÃO DOS PROJETOS EXECUTIVOS DE ENGENHARIA PARA AS UE'S 06 E 08 (JARDIM BRASIL), EM OLINDA
PROJETO :
SISTEMA DE ESGOTAMENTO SANITÁRIO DAS UE'S 06 E 08 (JARDIM BRASIL)
LOCAL :
JARDIM BRASIL (BACIA 01, 02 E 03) - OLINDA/PE
CONTEÚDO :
SEÇÕES TRANSVERSAL
ESCALA :
HOR.:1/100 E VER.:1/100
RESPONSÁVEL TÉCNICO GERAL:
ROBERTO LEMOS MUNIZ Engº Civil CREA 12.492-D/PE
EQUIPE TÉCNICA

PRANCHAS :

01/01

Angela Paula de Moura Crasto
Gerente de Projetos
Engª Civil - CREA 12.492-D/PE
Geosistemas Engenharia e Planejamento LTDA

PROPRIETÁRIO

RESPONSÁVEL TÉCNICO