




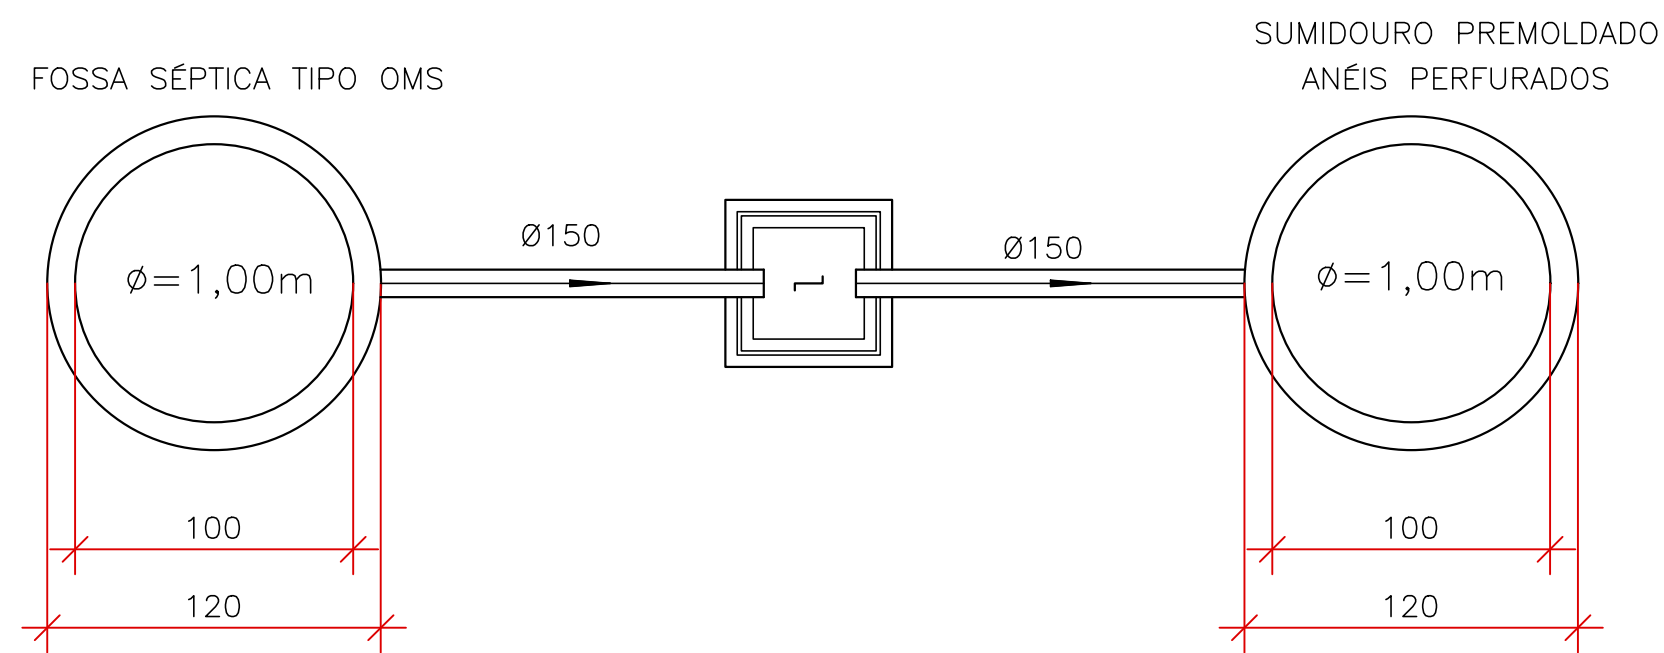

PLANTA BAIXA

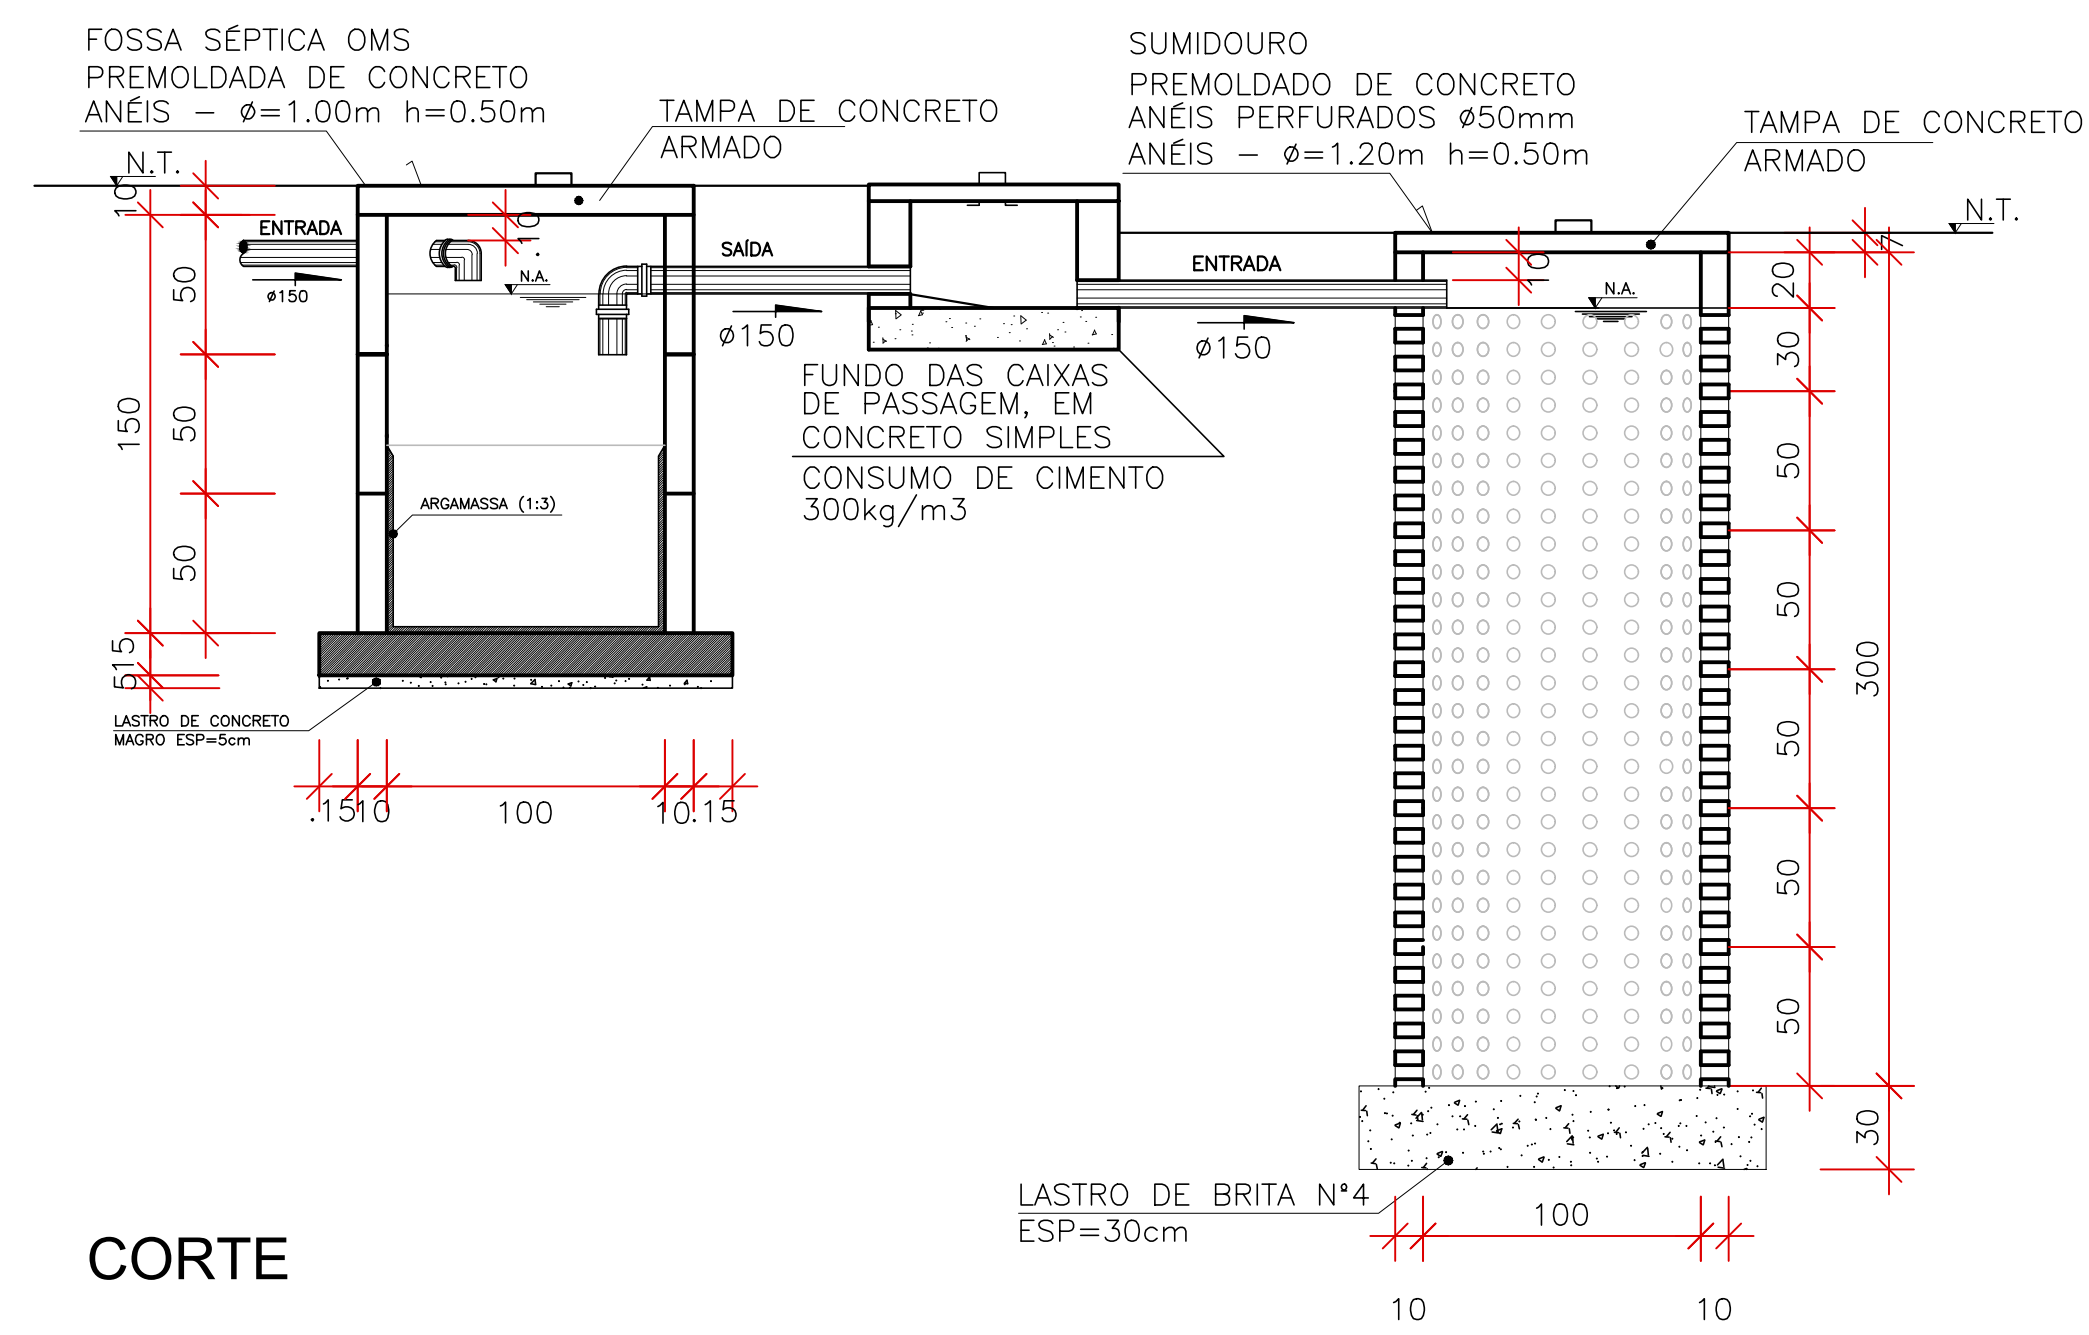

CORTE

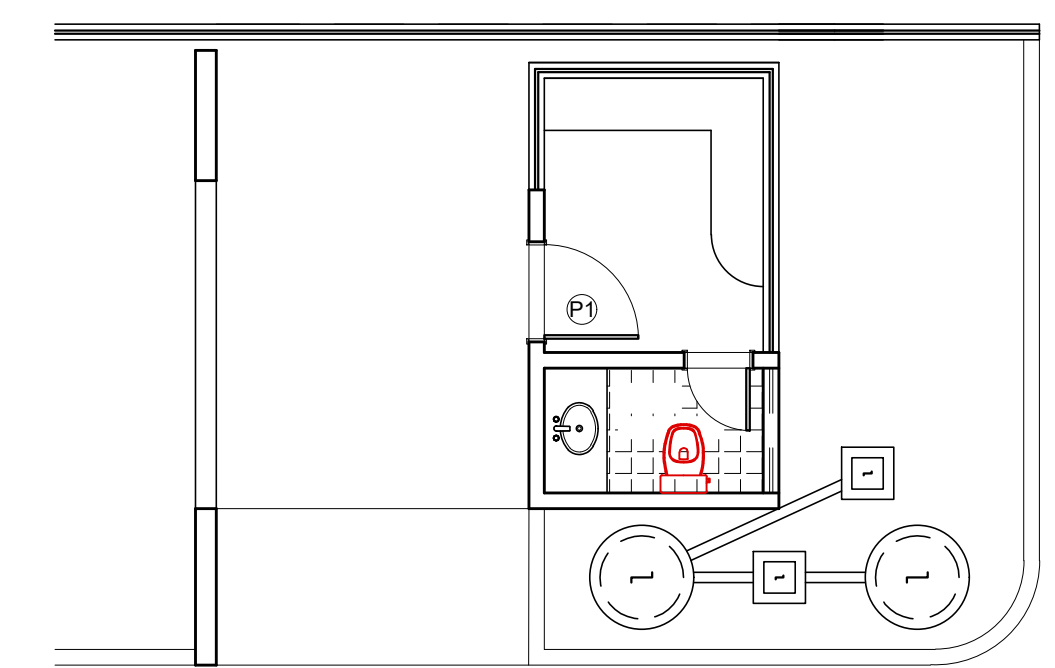

GUARITA

OBS.: 1. AS MEDIDAS DEVEM SER CONFERIDAS NO LOCAL.

Nº	ALTERAÇÃO/REVISÕES	REVISADO POR	DATA
----	--------------------	--------------	------

AUTOR DO PROJETO:
Eng. Márcio Rembrandt CREA 12.117/D - SE

DESENHO:

ENDEREÇO:
Av. Desembargador Maynard, 549, Cirurgia - Aracaju/SE
dipop@ifs.edu.br TEL: (79)3711-3139

CAMPUS ESTÂNCIA
BAIRRO CIDADE NOVA, S/N, ESTÂNCIA/SE
FOSSA E SUMIDOURO DA GUARITA

CLIENTE: INSTITUTO FEDERAL DE SERGIPE - CAMPUS ESTÂNCIA	ESCALA: 1:25
DESENHO: DETALHE FOSSA E SUMIDOURO	DATA: JANEIRO/2014
	FOLHA: 01/01