



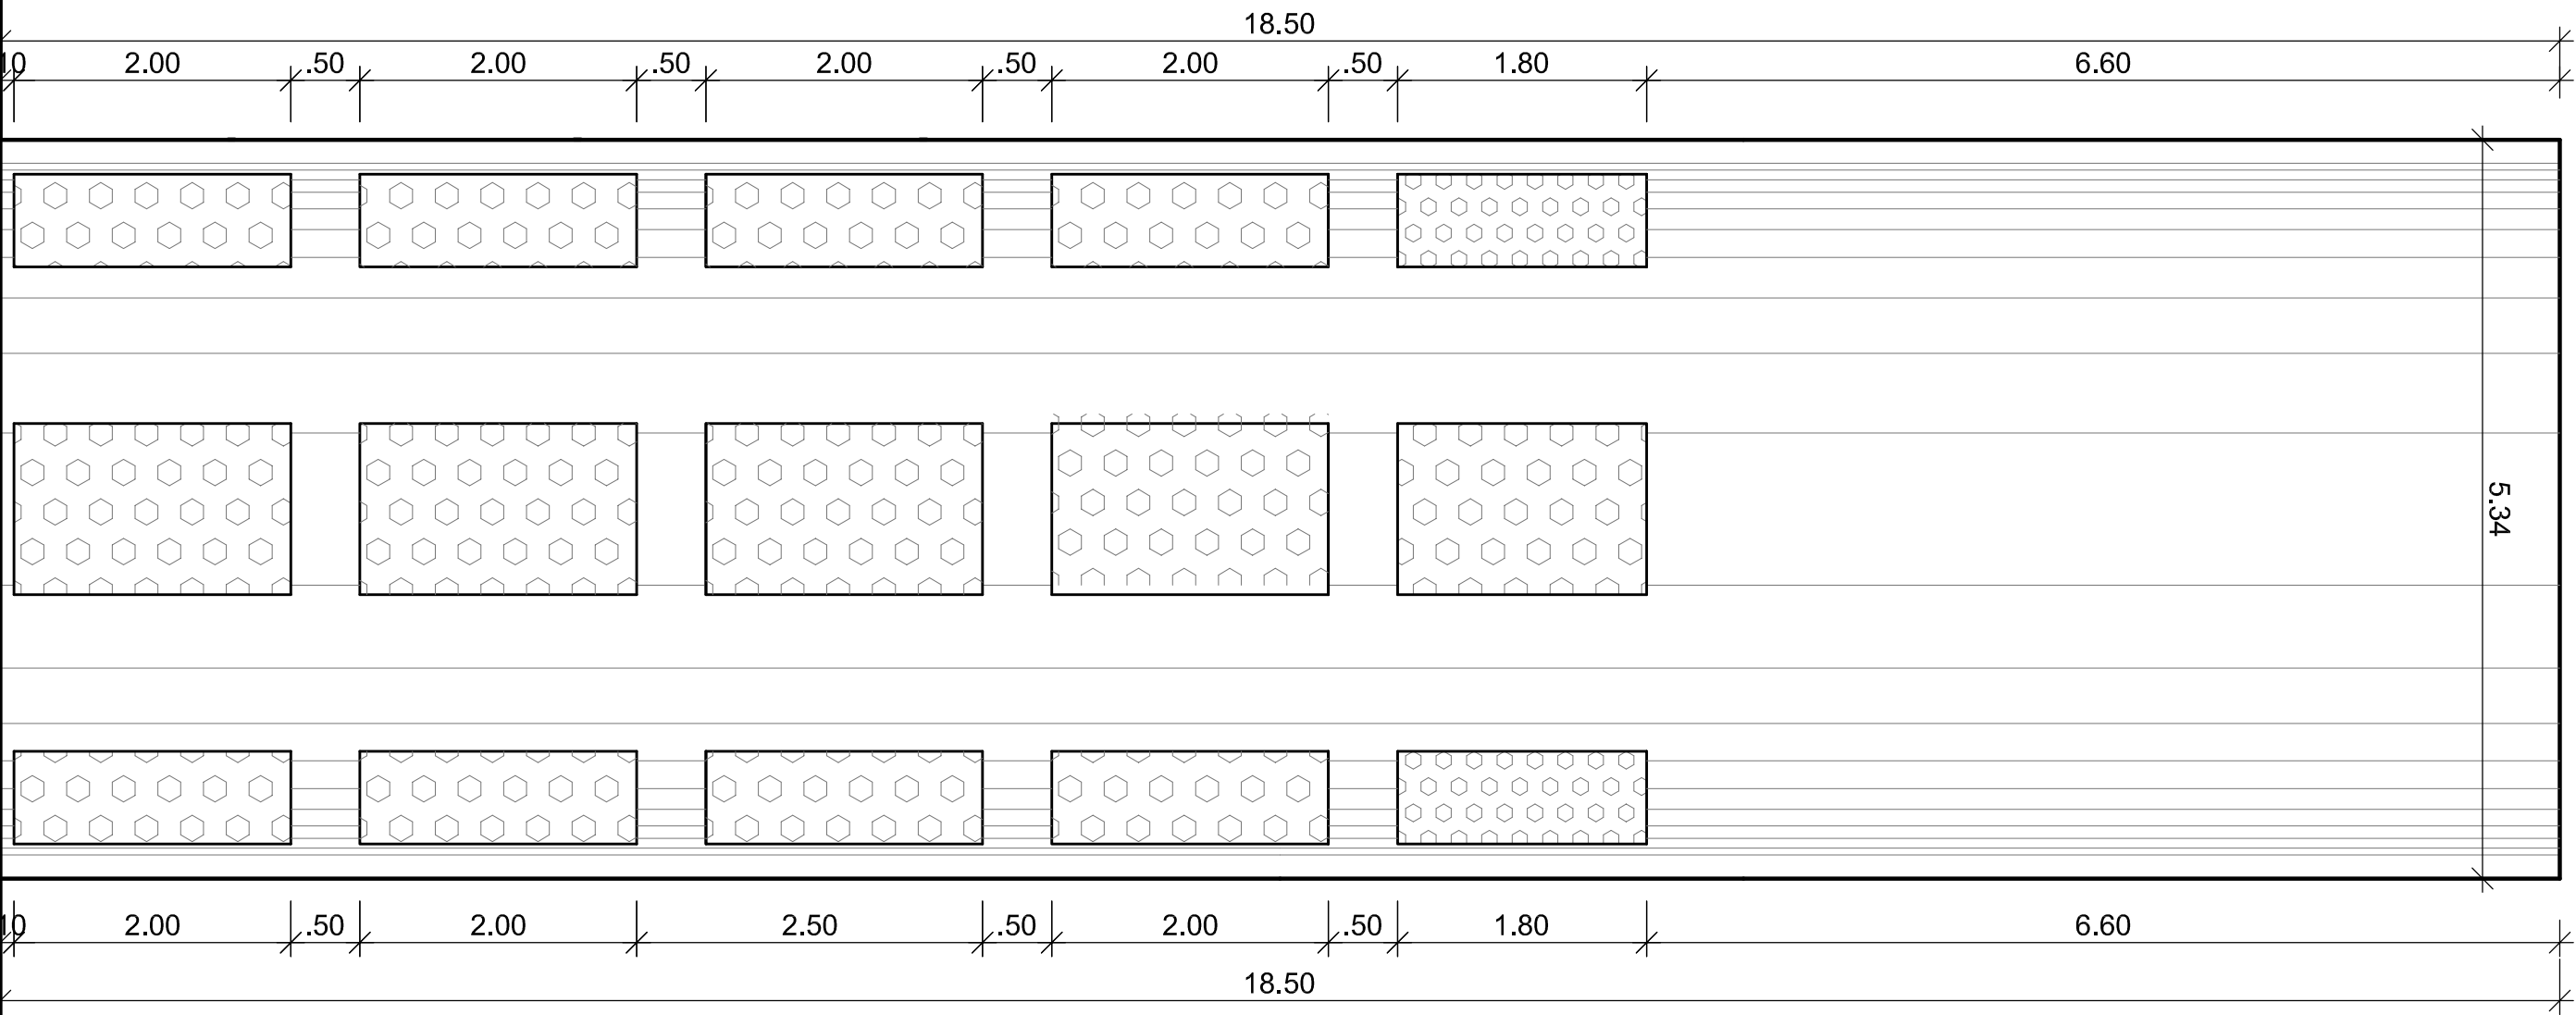

FACHADA

ESCALA 1:50

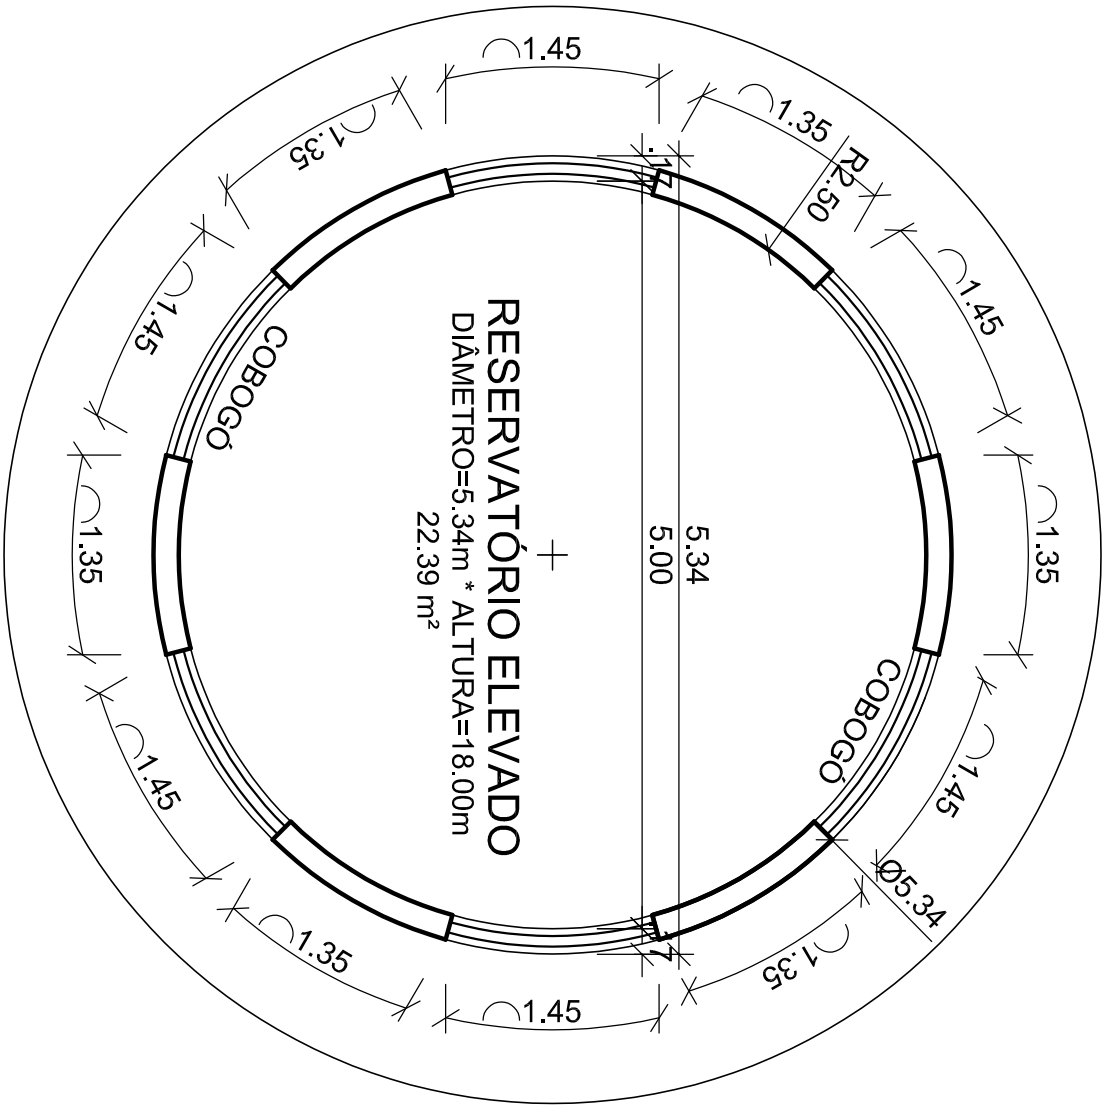

PLANTA BAIXA

ESCALA 1:50

01	EMISSION INICIAL	BRENO	02/2026
Nº	ALTERAÇÃO/REVISÕES	REVISADO POR	DATA

AUTOR DO PROJETO :
ENGº BRENO DIOGO LIMA COSTA - CREA 2708731335

COAUTOR DO PROJETO:

ENDEREÇO:
AV. PADRE AIRTON GONÇALVES LIMA, 1140, CAMPUS ITABAIANA
SÃO CRISTÓVÃO - ITABAIANA/SE

RESERVATÓRIO ELEVADO

AV. PADRE AIRTON GONÇALVES LIMA, 1140, SÃO CRISTÓVÃO - ITABAIANA/SE

PROJETO ARQUITETÔNICO

CLIENTE:			
INSTITUTO FEDERAL DE SERGIPE - CAMPUS ITABAIANA			
DESENHO:	RESERVATÓRIO ELEVADO	ESCALA:	1:50
ARQUIVO:	PLANTA BAIXA e FACHADA	DATA:	FEVEREIRO/2026
		FOLHA:	02/02