
 


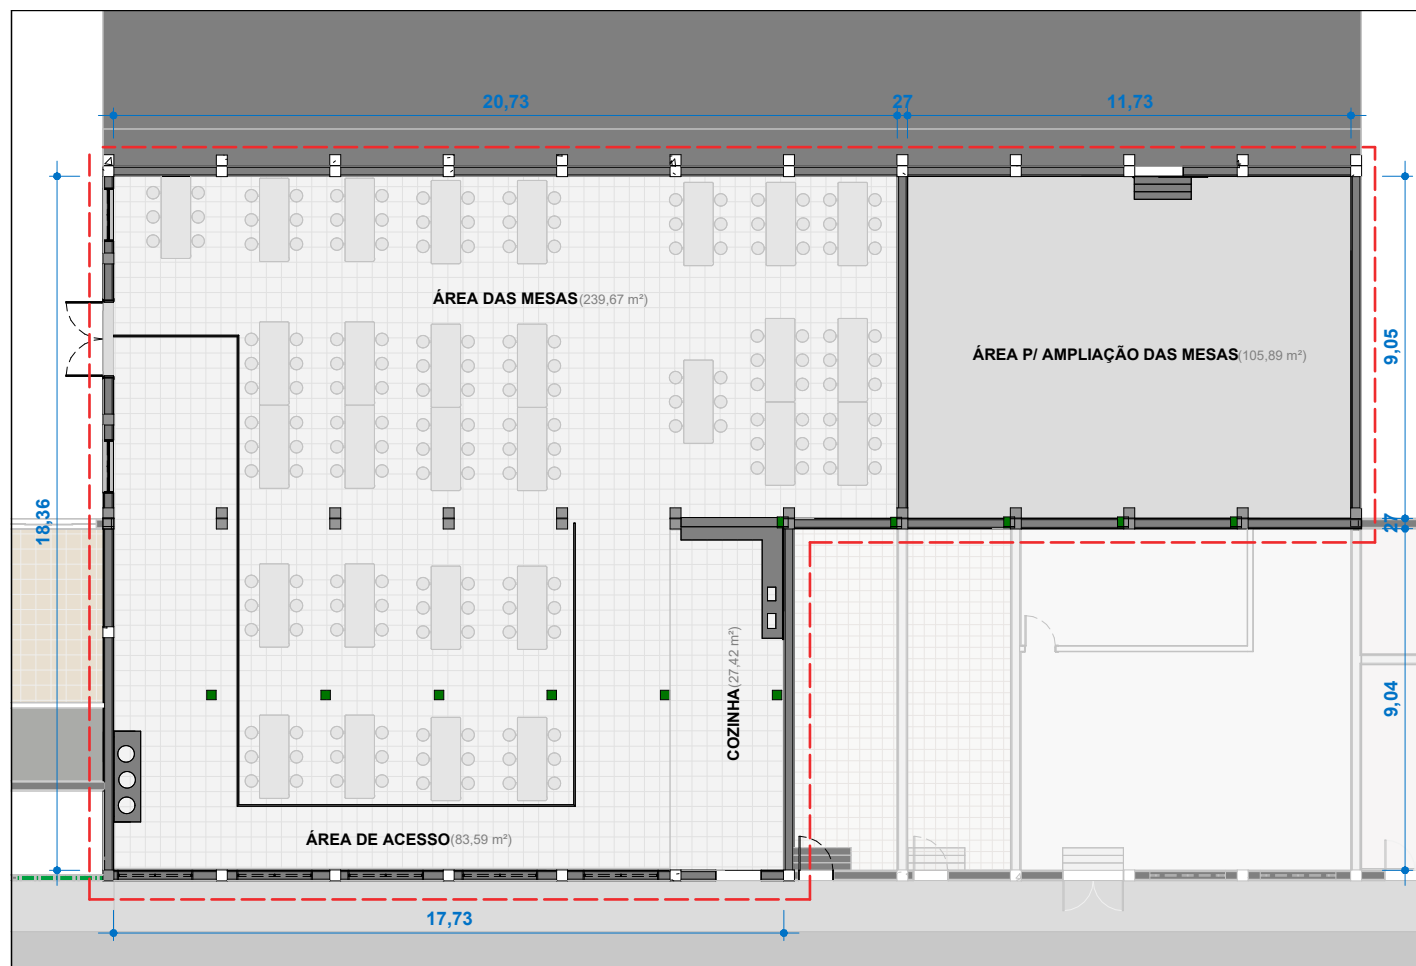

ÁREA TOTAL DO REFEITÓRIO: 458,57m²

PLANTA BAIXA REFEITÓRIO

ESCALA 1 : 200



INSTITUTO FEDERAL
Mato Grosso

Campus Cuiabá
Cel. Octayde Jorge da Silva

NOME DA FOLHA: PLANTA BAIXA REFEITÓRIO
AUTOR DO PROJETO: GML