


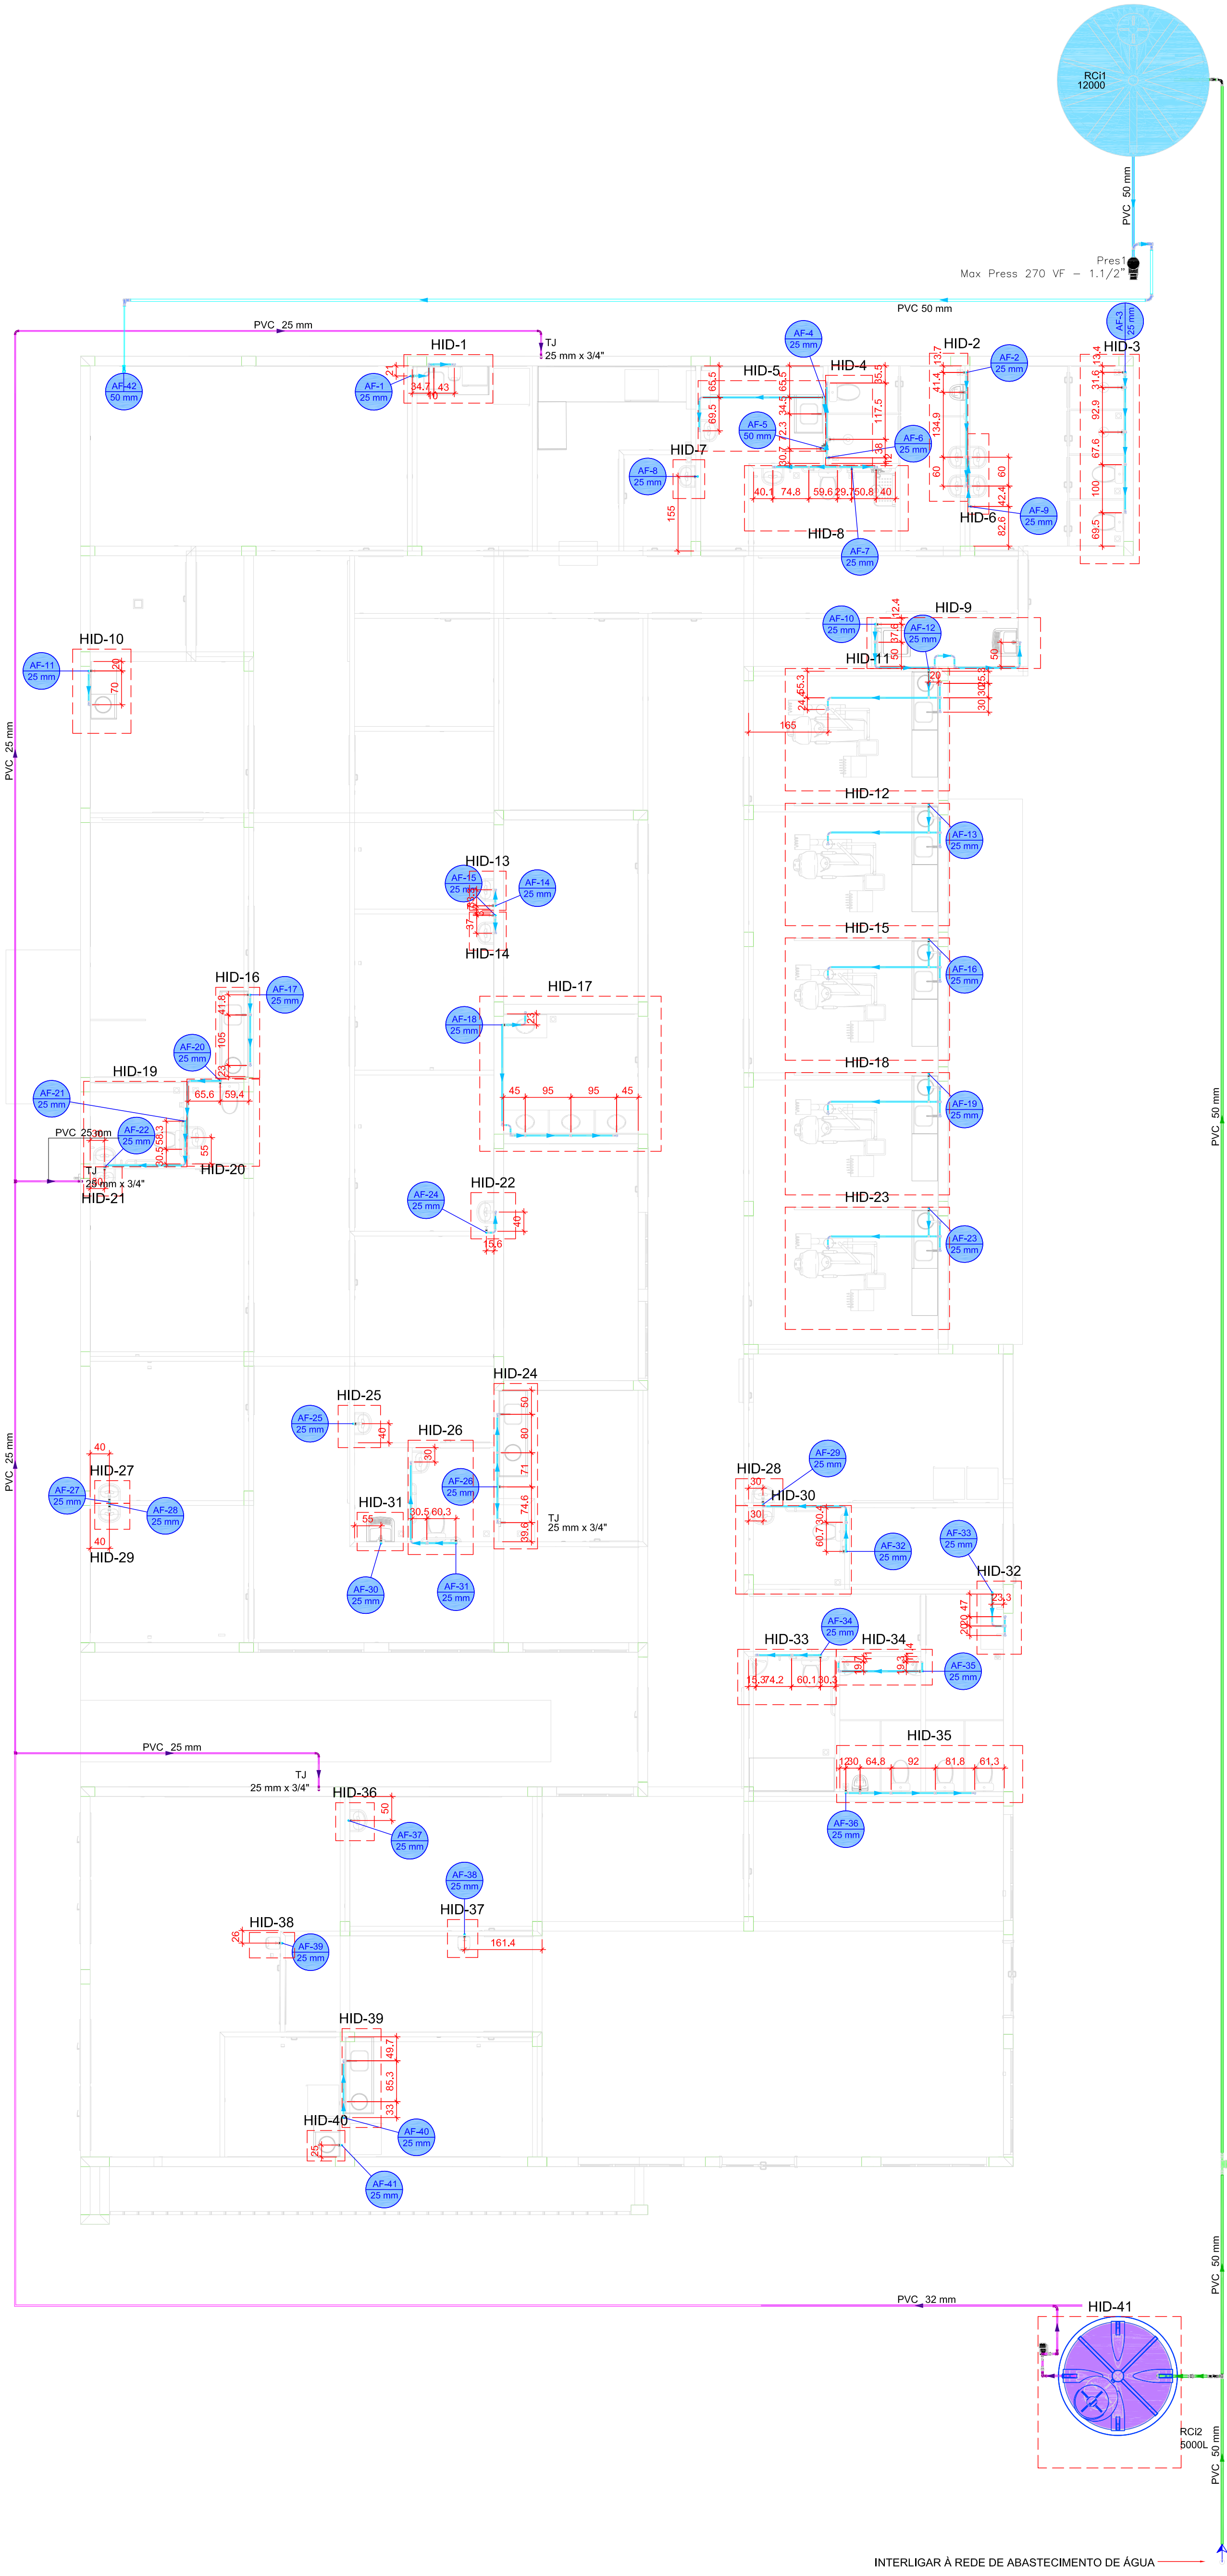

Legenda de condutos - TERREO




Água fria

Água fria (Recirc)

Alimentação

Legenda das indicações - TERREO

TJ Tomara de Jardim com poço 90° - 25 mm x 3/4"

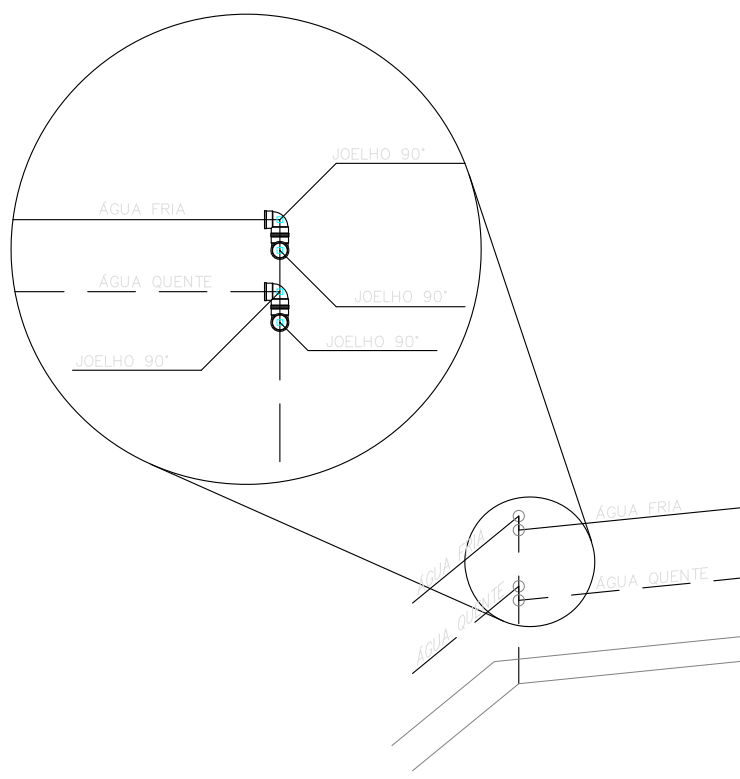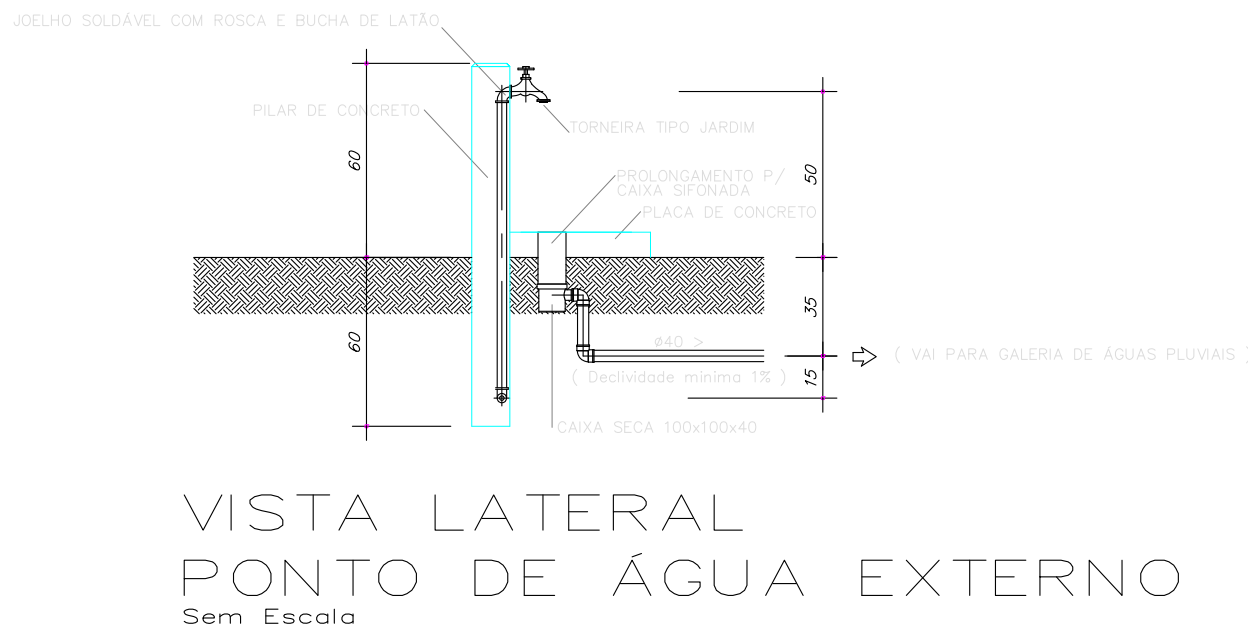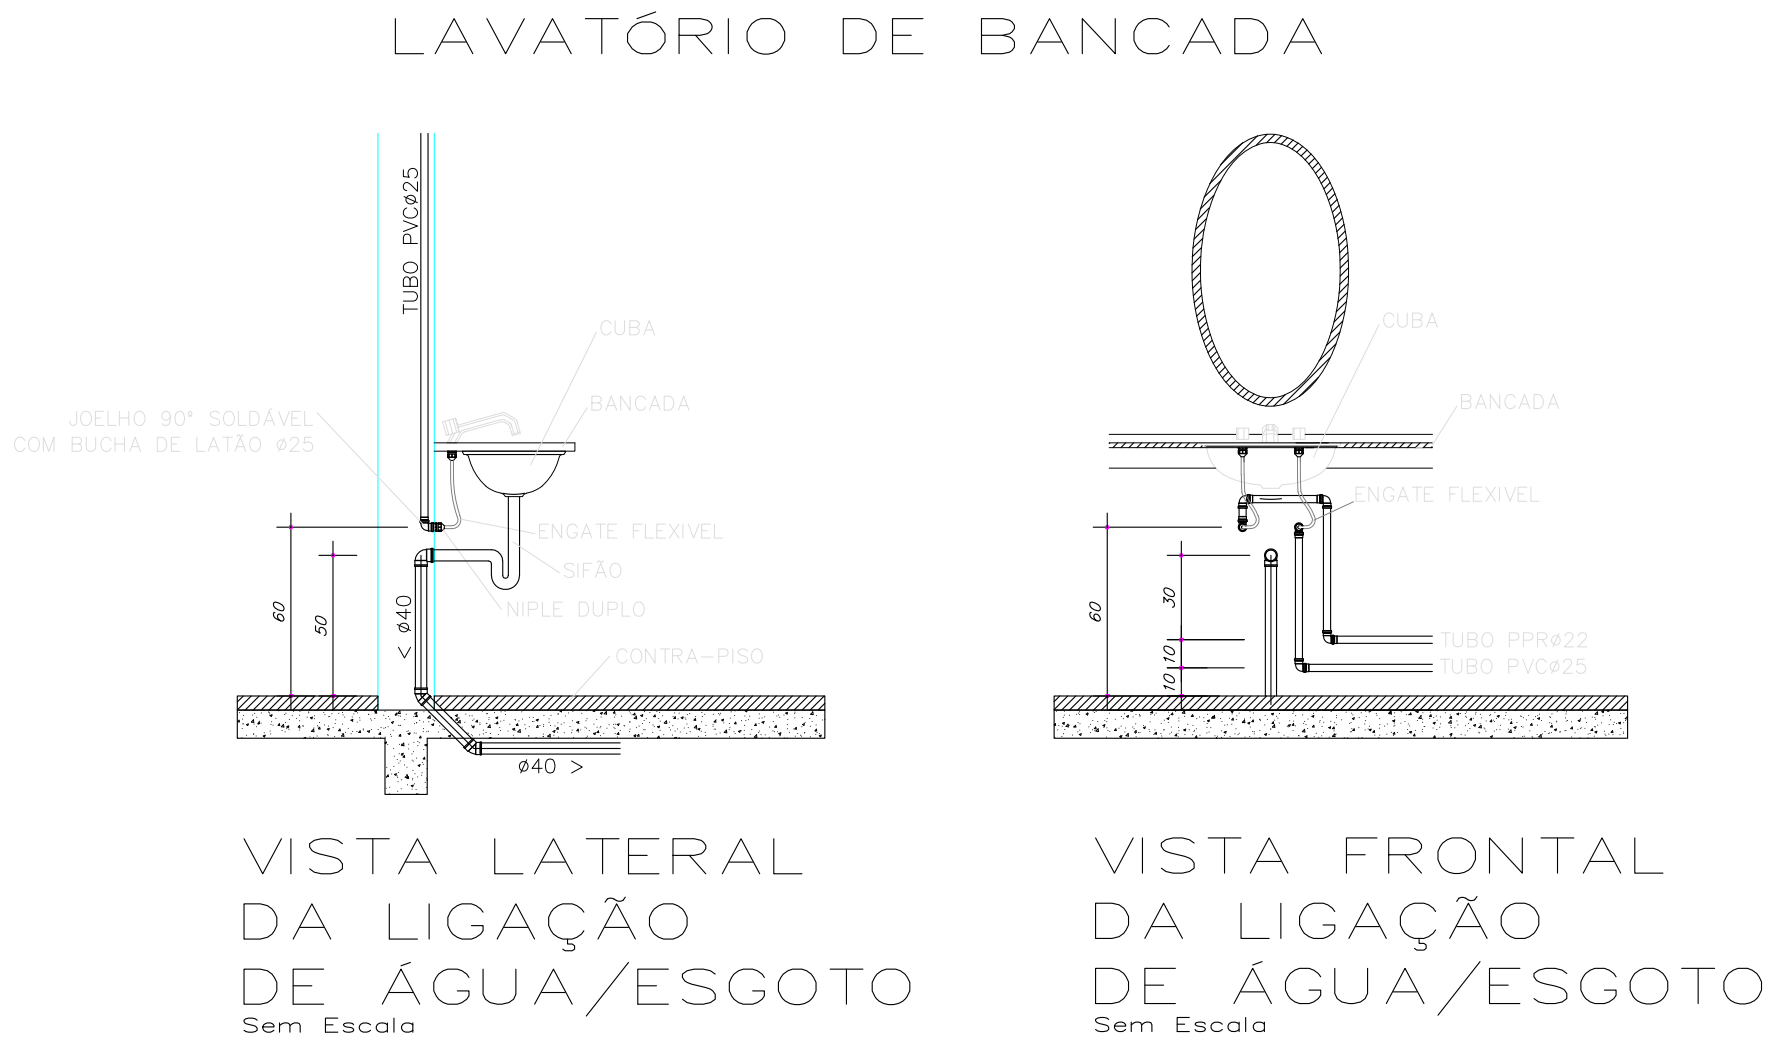

OBS.: UTILIZAR DOS JOELHOS 90° SEMPRE QUE O ÂNGULO ENTRE AS PAREDES FOR DIFERENTE DE 45° E 90°.

DETALHE PARA CANTOS DE PAREDE
Escala 1/25

PLANTA - HIDRÁULICO - TÉRREO
ESC. 1/75

PROJETO HIDROSSANITÁRIO

CLIENTE
FUNDO MUNICIPAL DE SAÚDE DE DARCINÓPOLIS - TO
CNPJ: 12.811.609/0001-20

CONTRATADO
Camilla Costa Nolasco
camilla.costa@gmail.com

CREA-TO: 3147160
(63) 99996-4165

PROJETO: LBS PORTE 3
OBRA: CONSTRUÇÃO DE IMÓVEL COMERCIAL

UNIDADE: (EXCETO INDICADO)
CMT

REFERÊNCIA: (1° DIEDRO)

DATA
10/03/2025

NOME

VISTO

TÍTULO
PLANTA HIDRÁULICO TÉRREO, NOTAS, LEGENDAS.

DESENHO/NÚMERO
00001

MOD: HIDR


REVISÃO: 00

FOLHA: 01/07

1



01 02 03 04 05 06 07 08 09 10 11 12 13 14 15 16

A
B
C
D
E
F
G
H
I
J
L
M
N
O
P
Q

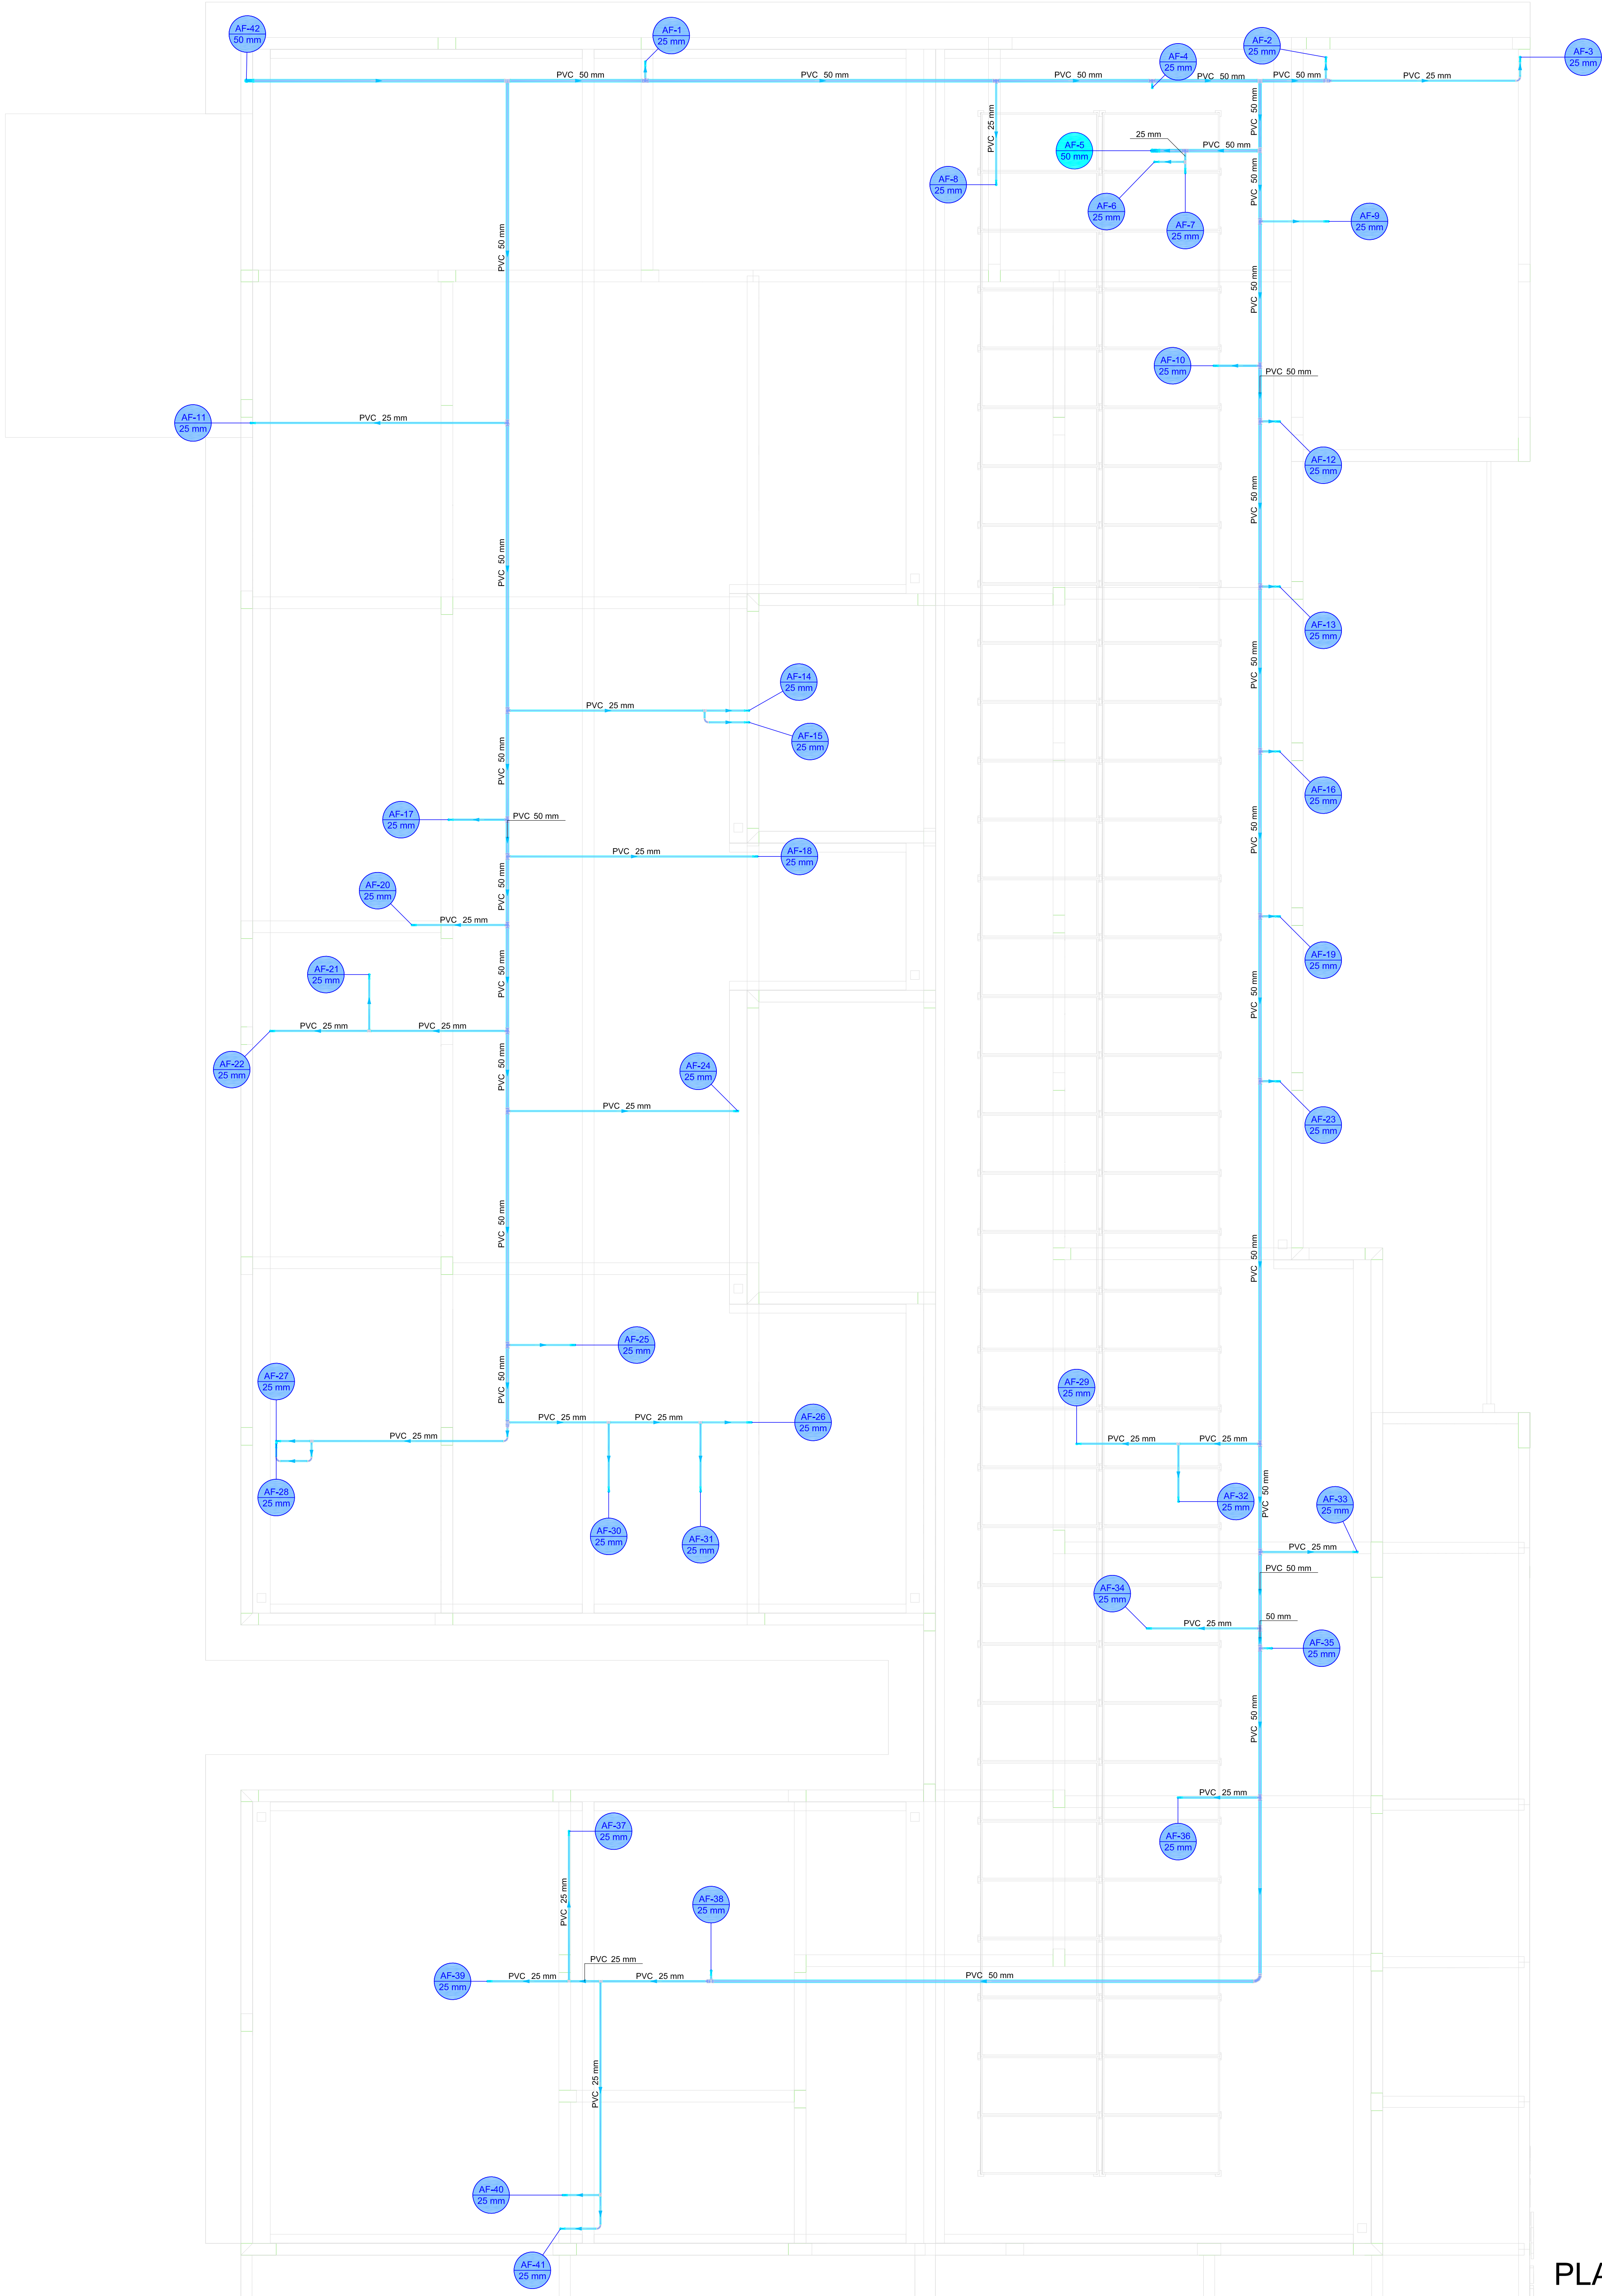

Legenda de condutos - COBERTURA	
	Água fria

PLANTA - HIDRÁULICO - COBERTURA
ESC. 1/50

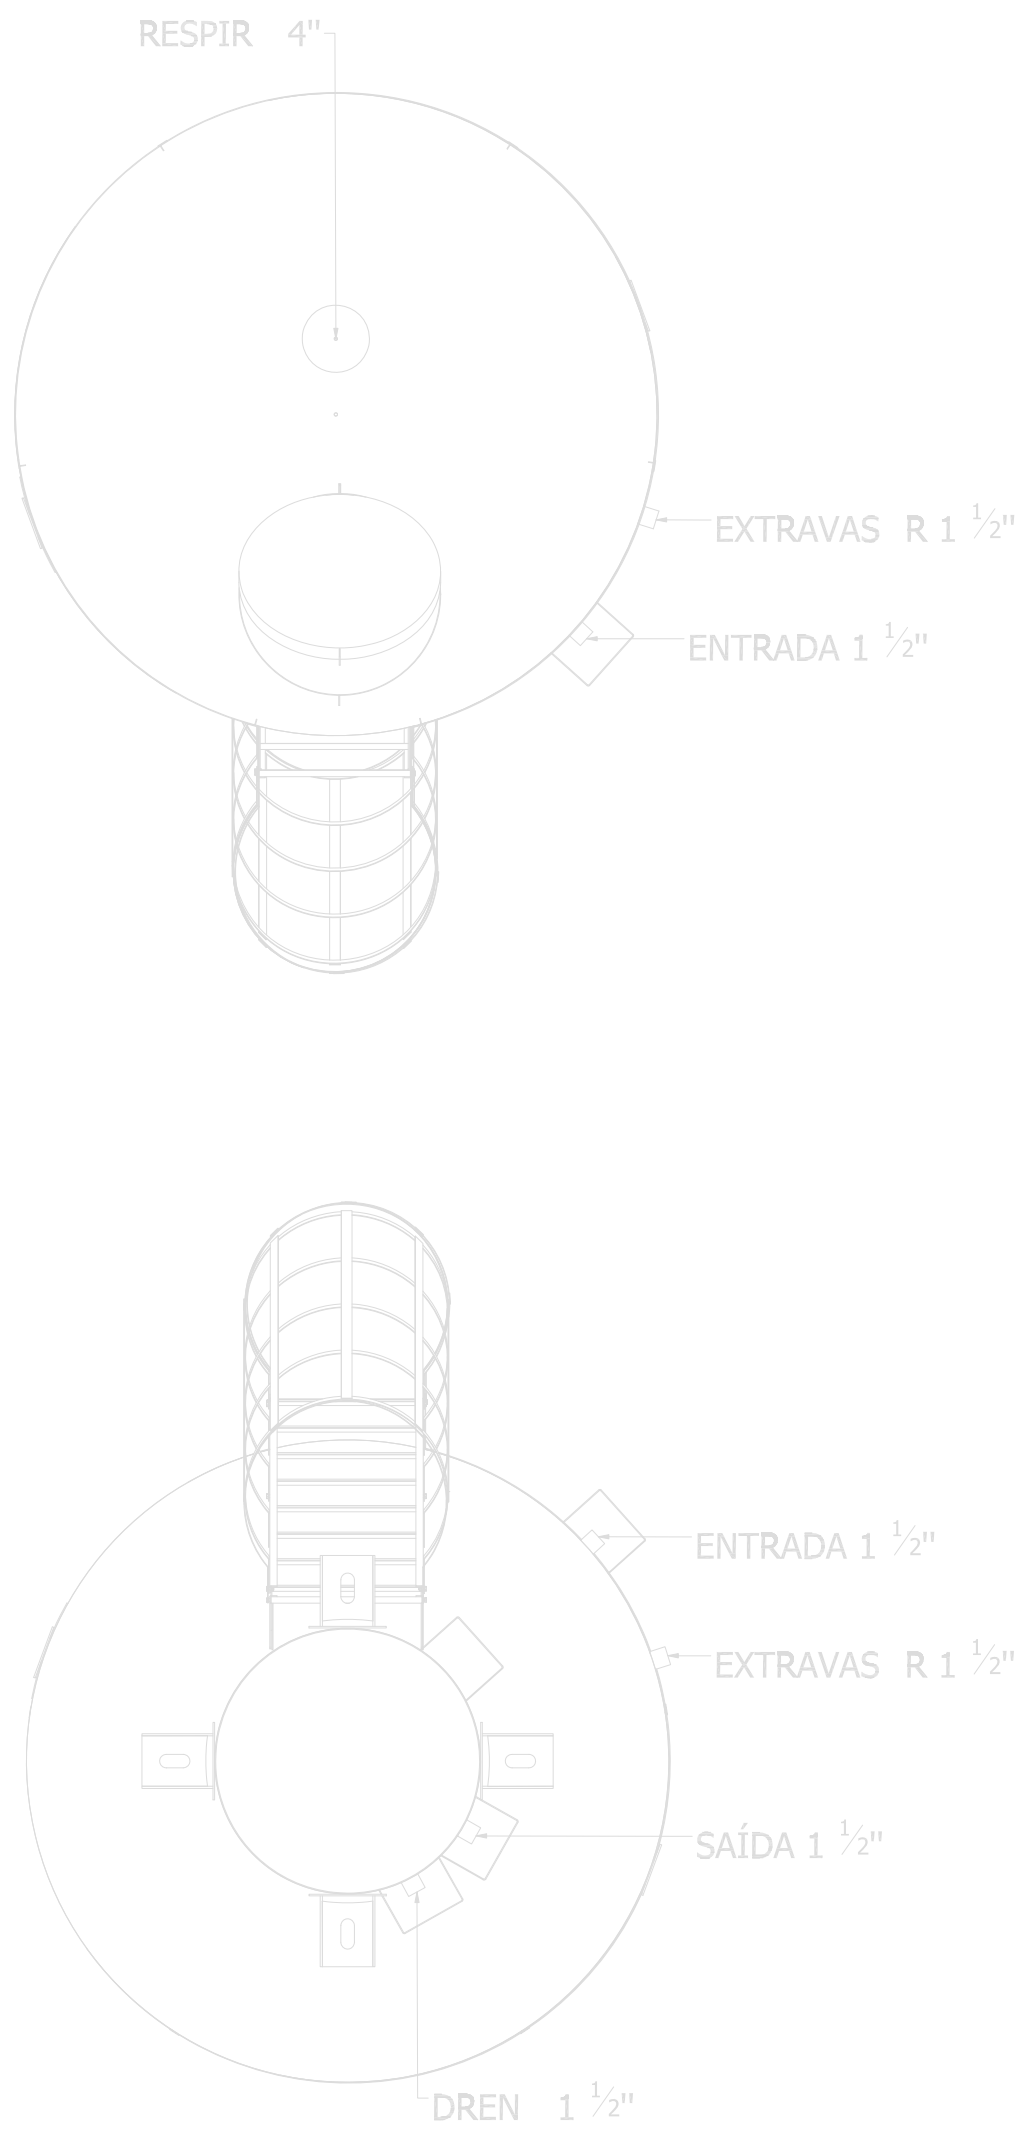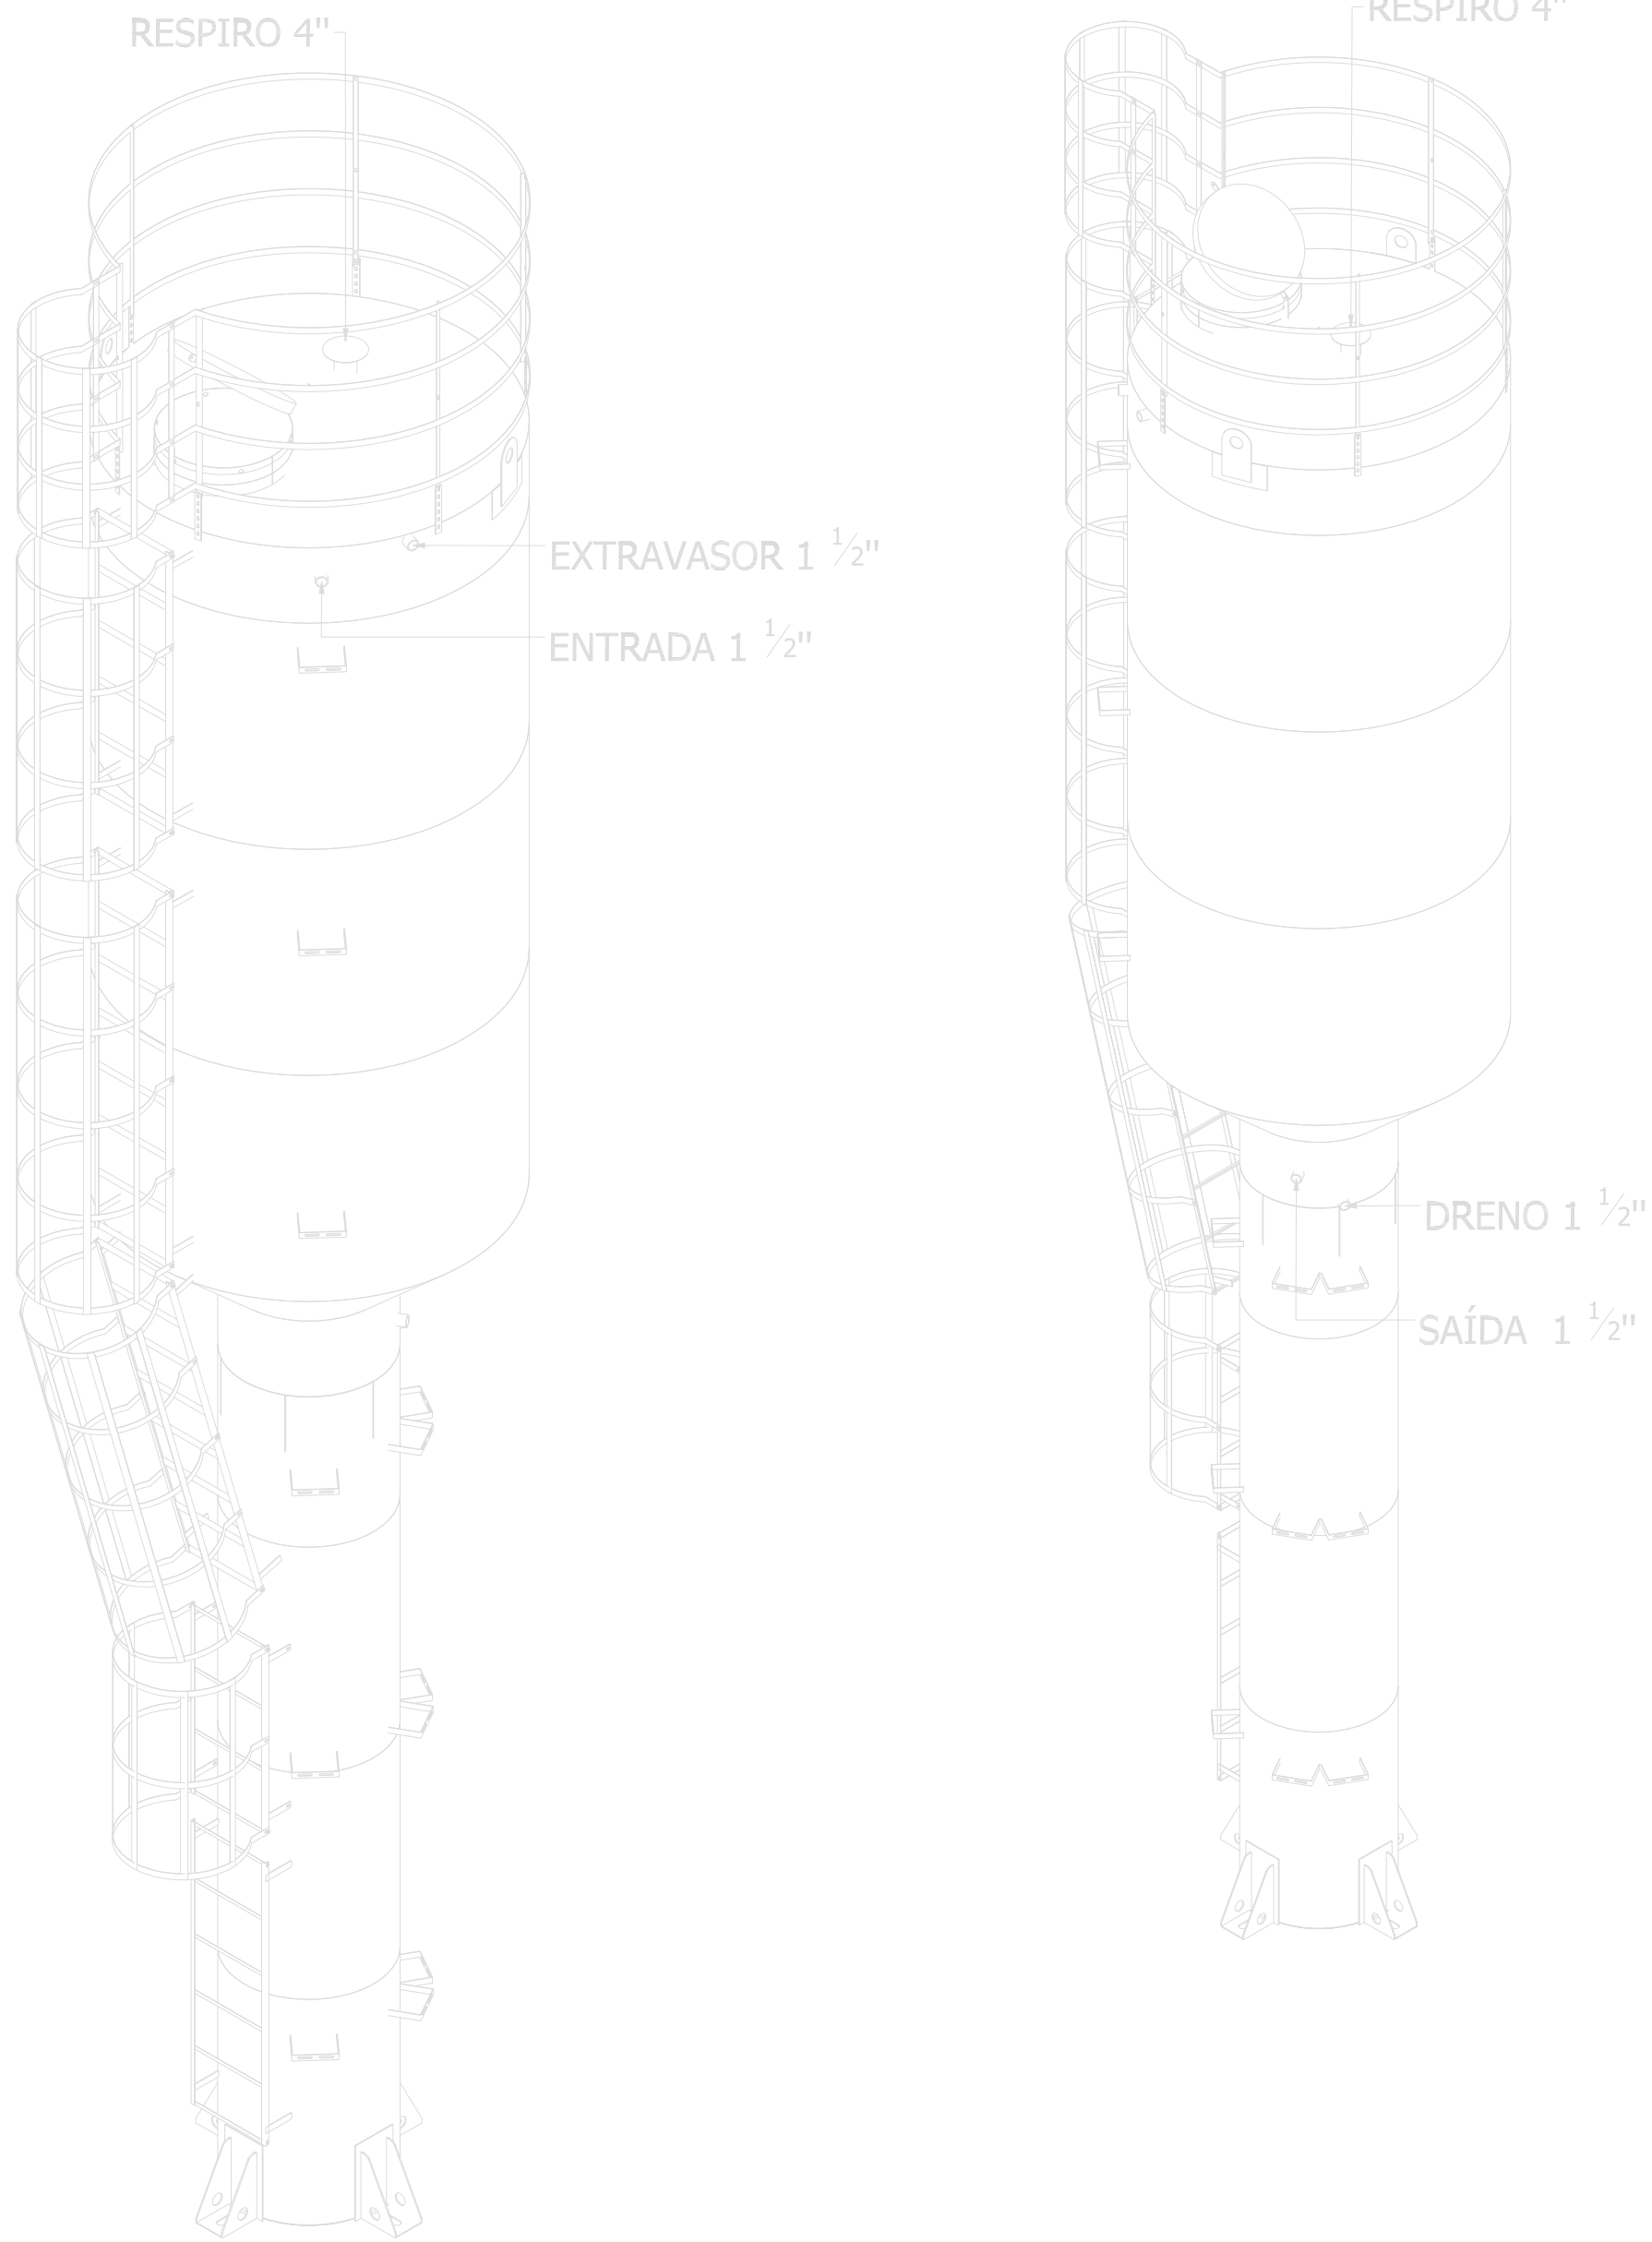

PROJETO HIDROSSANITÁRIO

CLIENTE

FUNDO MUNICIPAL DE SAÚDE DE DARCINÓPOLIS - TO

CNPJ: 12.811.609/0001-20

CONTRATADO

Camilla Costa Nolasco
camilla.costa@gmail.com

CREA-TO: 314716/D
(63) 90966-4165

PROJETO: LBS PORTES 3

OBRA: CONSTRUÇÃO DE IMÓVEL COMERCIAL

UNIDADE: (EXCETO INDICADO)

CTM

REFERÊNCIA: (1° DÍEDRO)

DATA

10/03/2025

TÍTULO

PLANTA HIDRÁULICA COBERTURA, NOTAS, LEGENDAS.

DESENHO NÚMERO

00001

MOD:

HIDR


REVISÃO:

00

FOLHA:


02/07

2

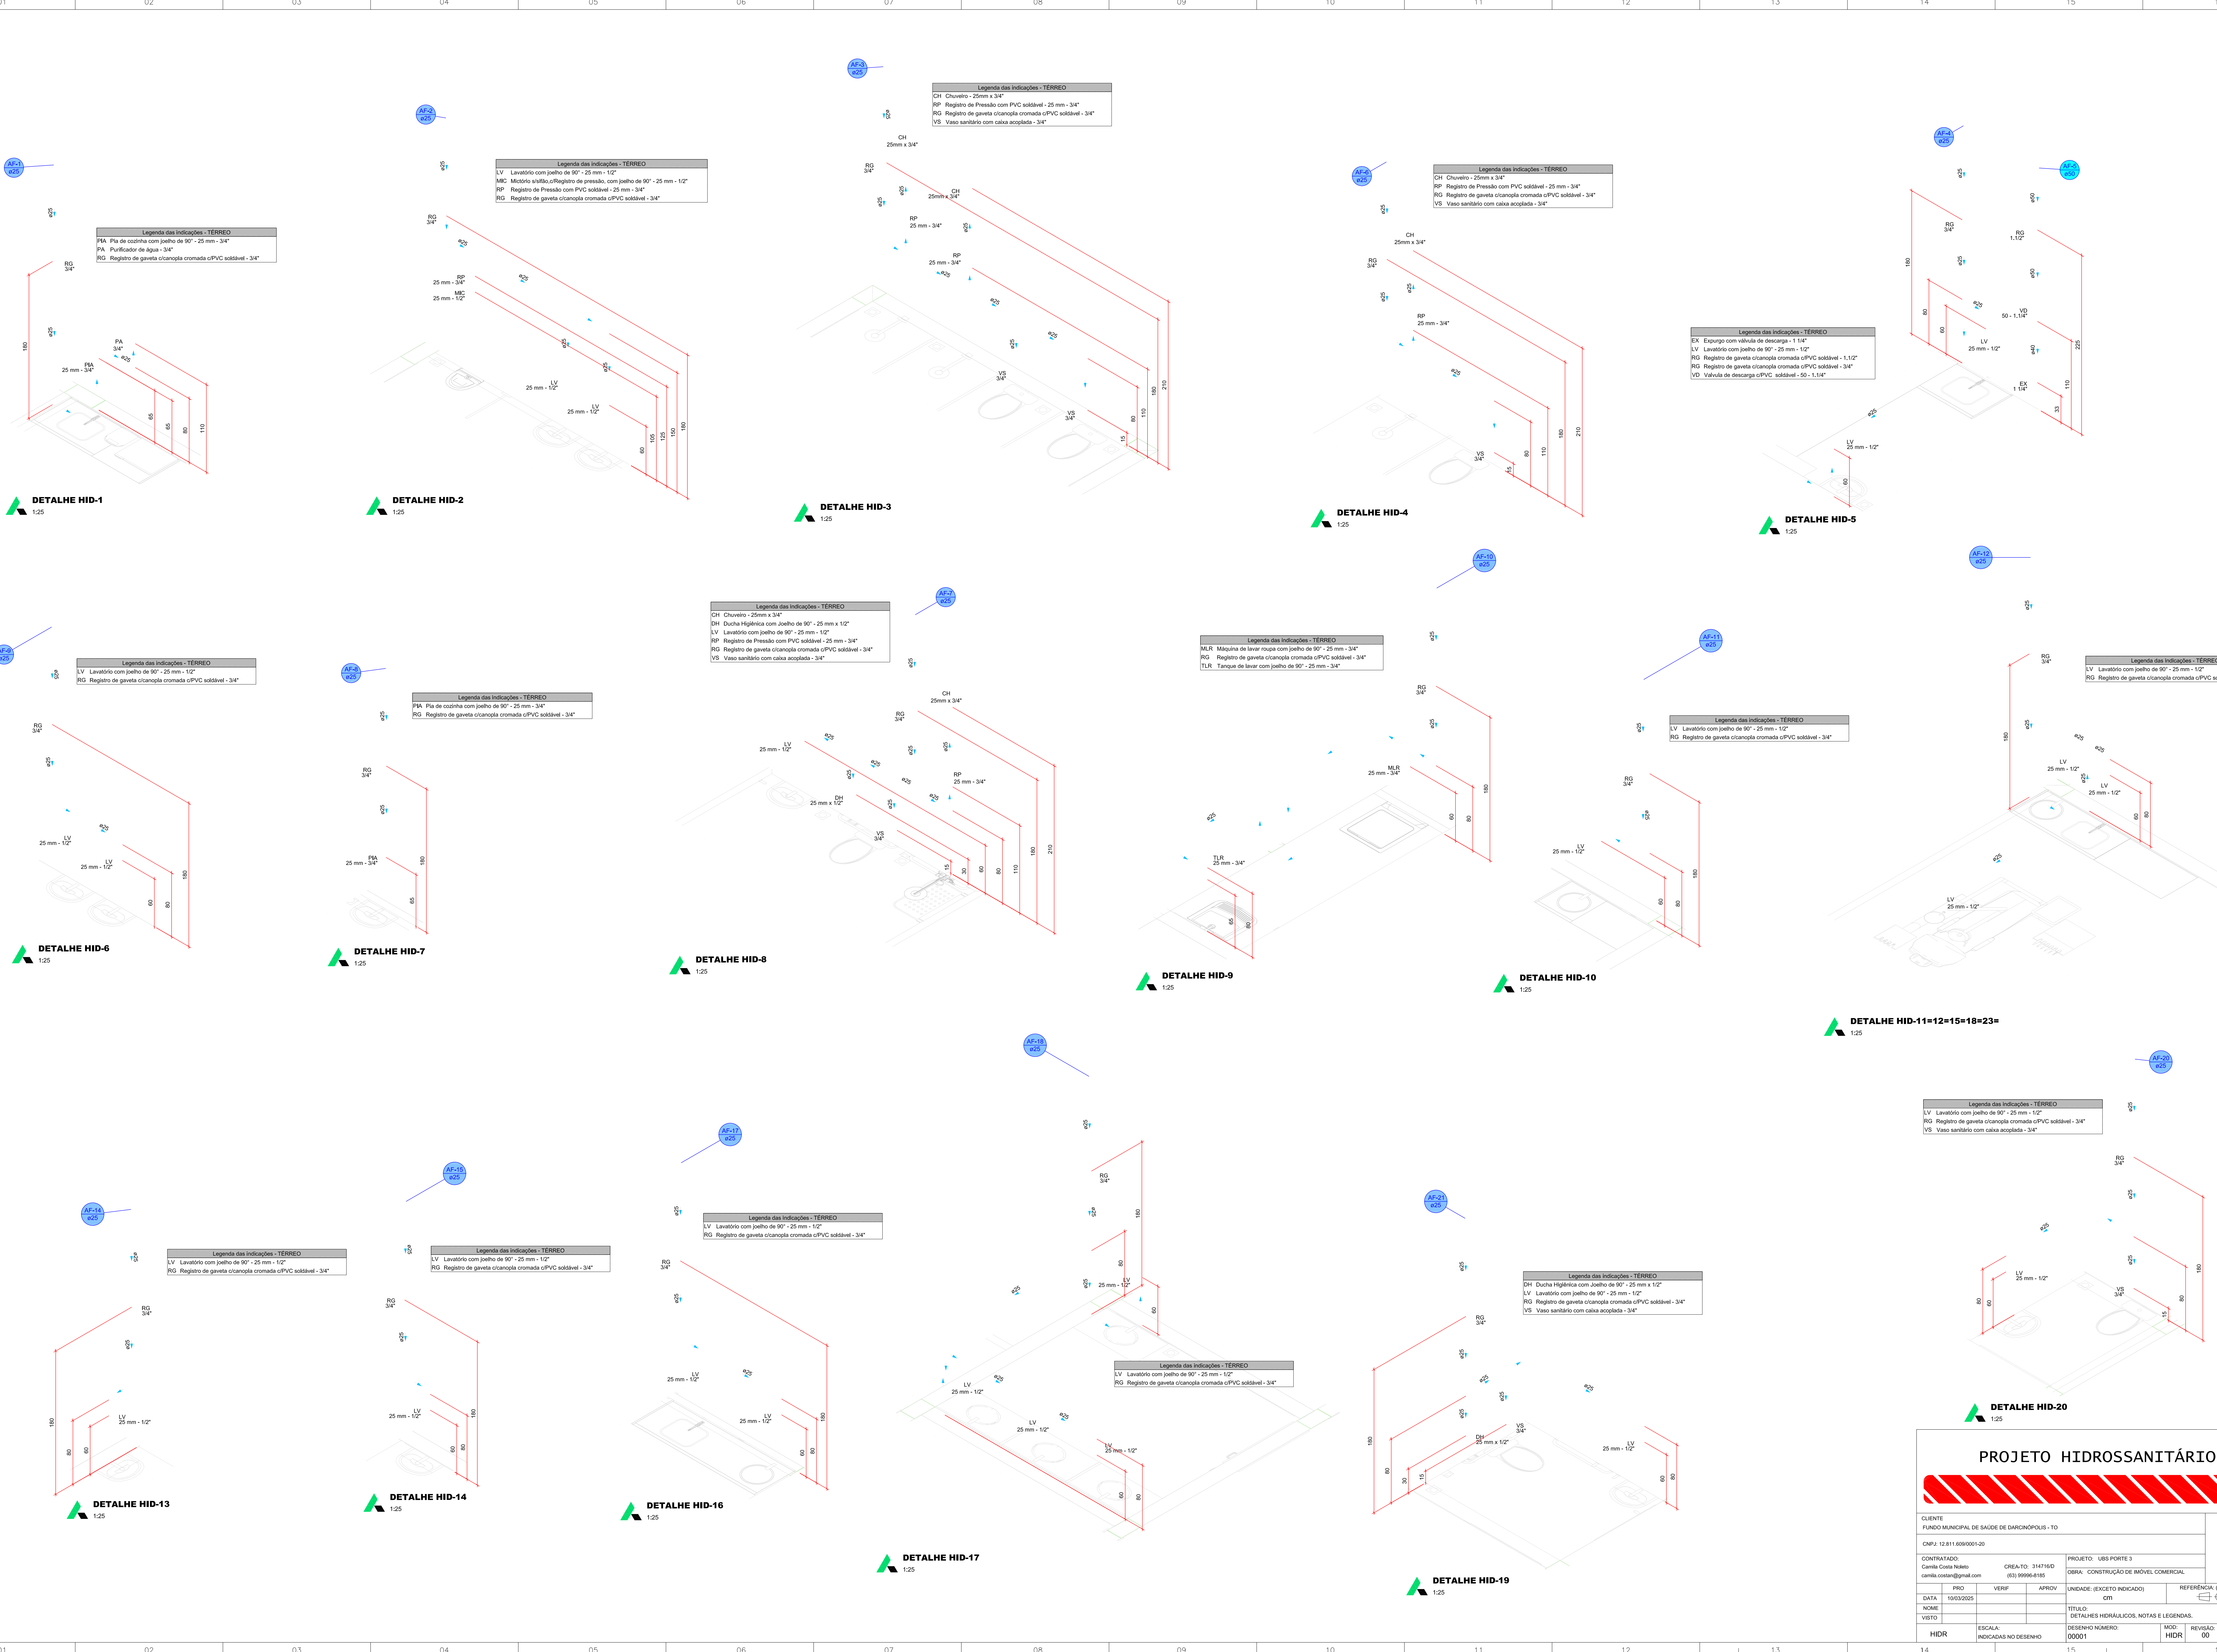

PROJETO HIDROSSANITÁRIO


CLIENTE				3
FUNDO MUNICIPAL DE SAÚDE DE MARCOPOLIS - TO				
CNPJ: 12.811.609/0001-20				
CONTRATADO		CREA-TO: 314716/D		
Carla Costa Naleto		(63) 99996-4165		
carla.costa@gmail.com		PROJETO: UBS PORTE 3		
		OBRA: CONSTRUÇÃO DE IMÓVEL COMERCIAL		
PRO	VERIF	APROV	UNIDADE: (EXCETO INDICADO)	REFERÊNCIA: (1º DEDEIO)
DATA: 10/03/2025			CM	
NOME			TÍTULO:	
VISTO			DETALHES HIDRÁULICOS, NOTAS E LEGENDAS.	
HIDR	ESCALA: INDICADAS NO DESENHO	DESENHO NÚMERO: 00001	MOD: HIDR	REVISÃO: 00
			FOLHA: 03/07	

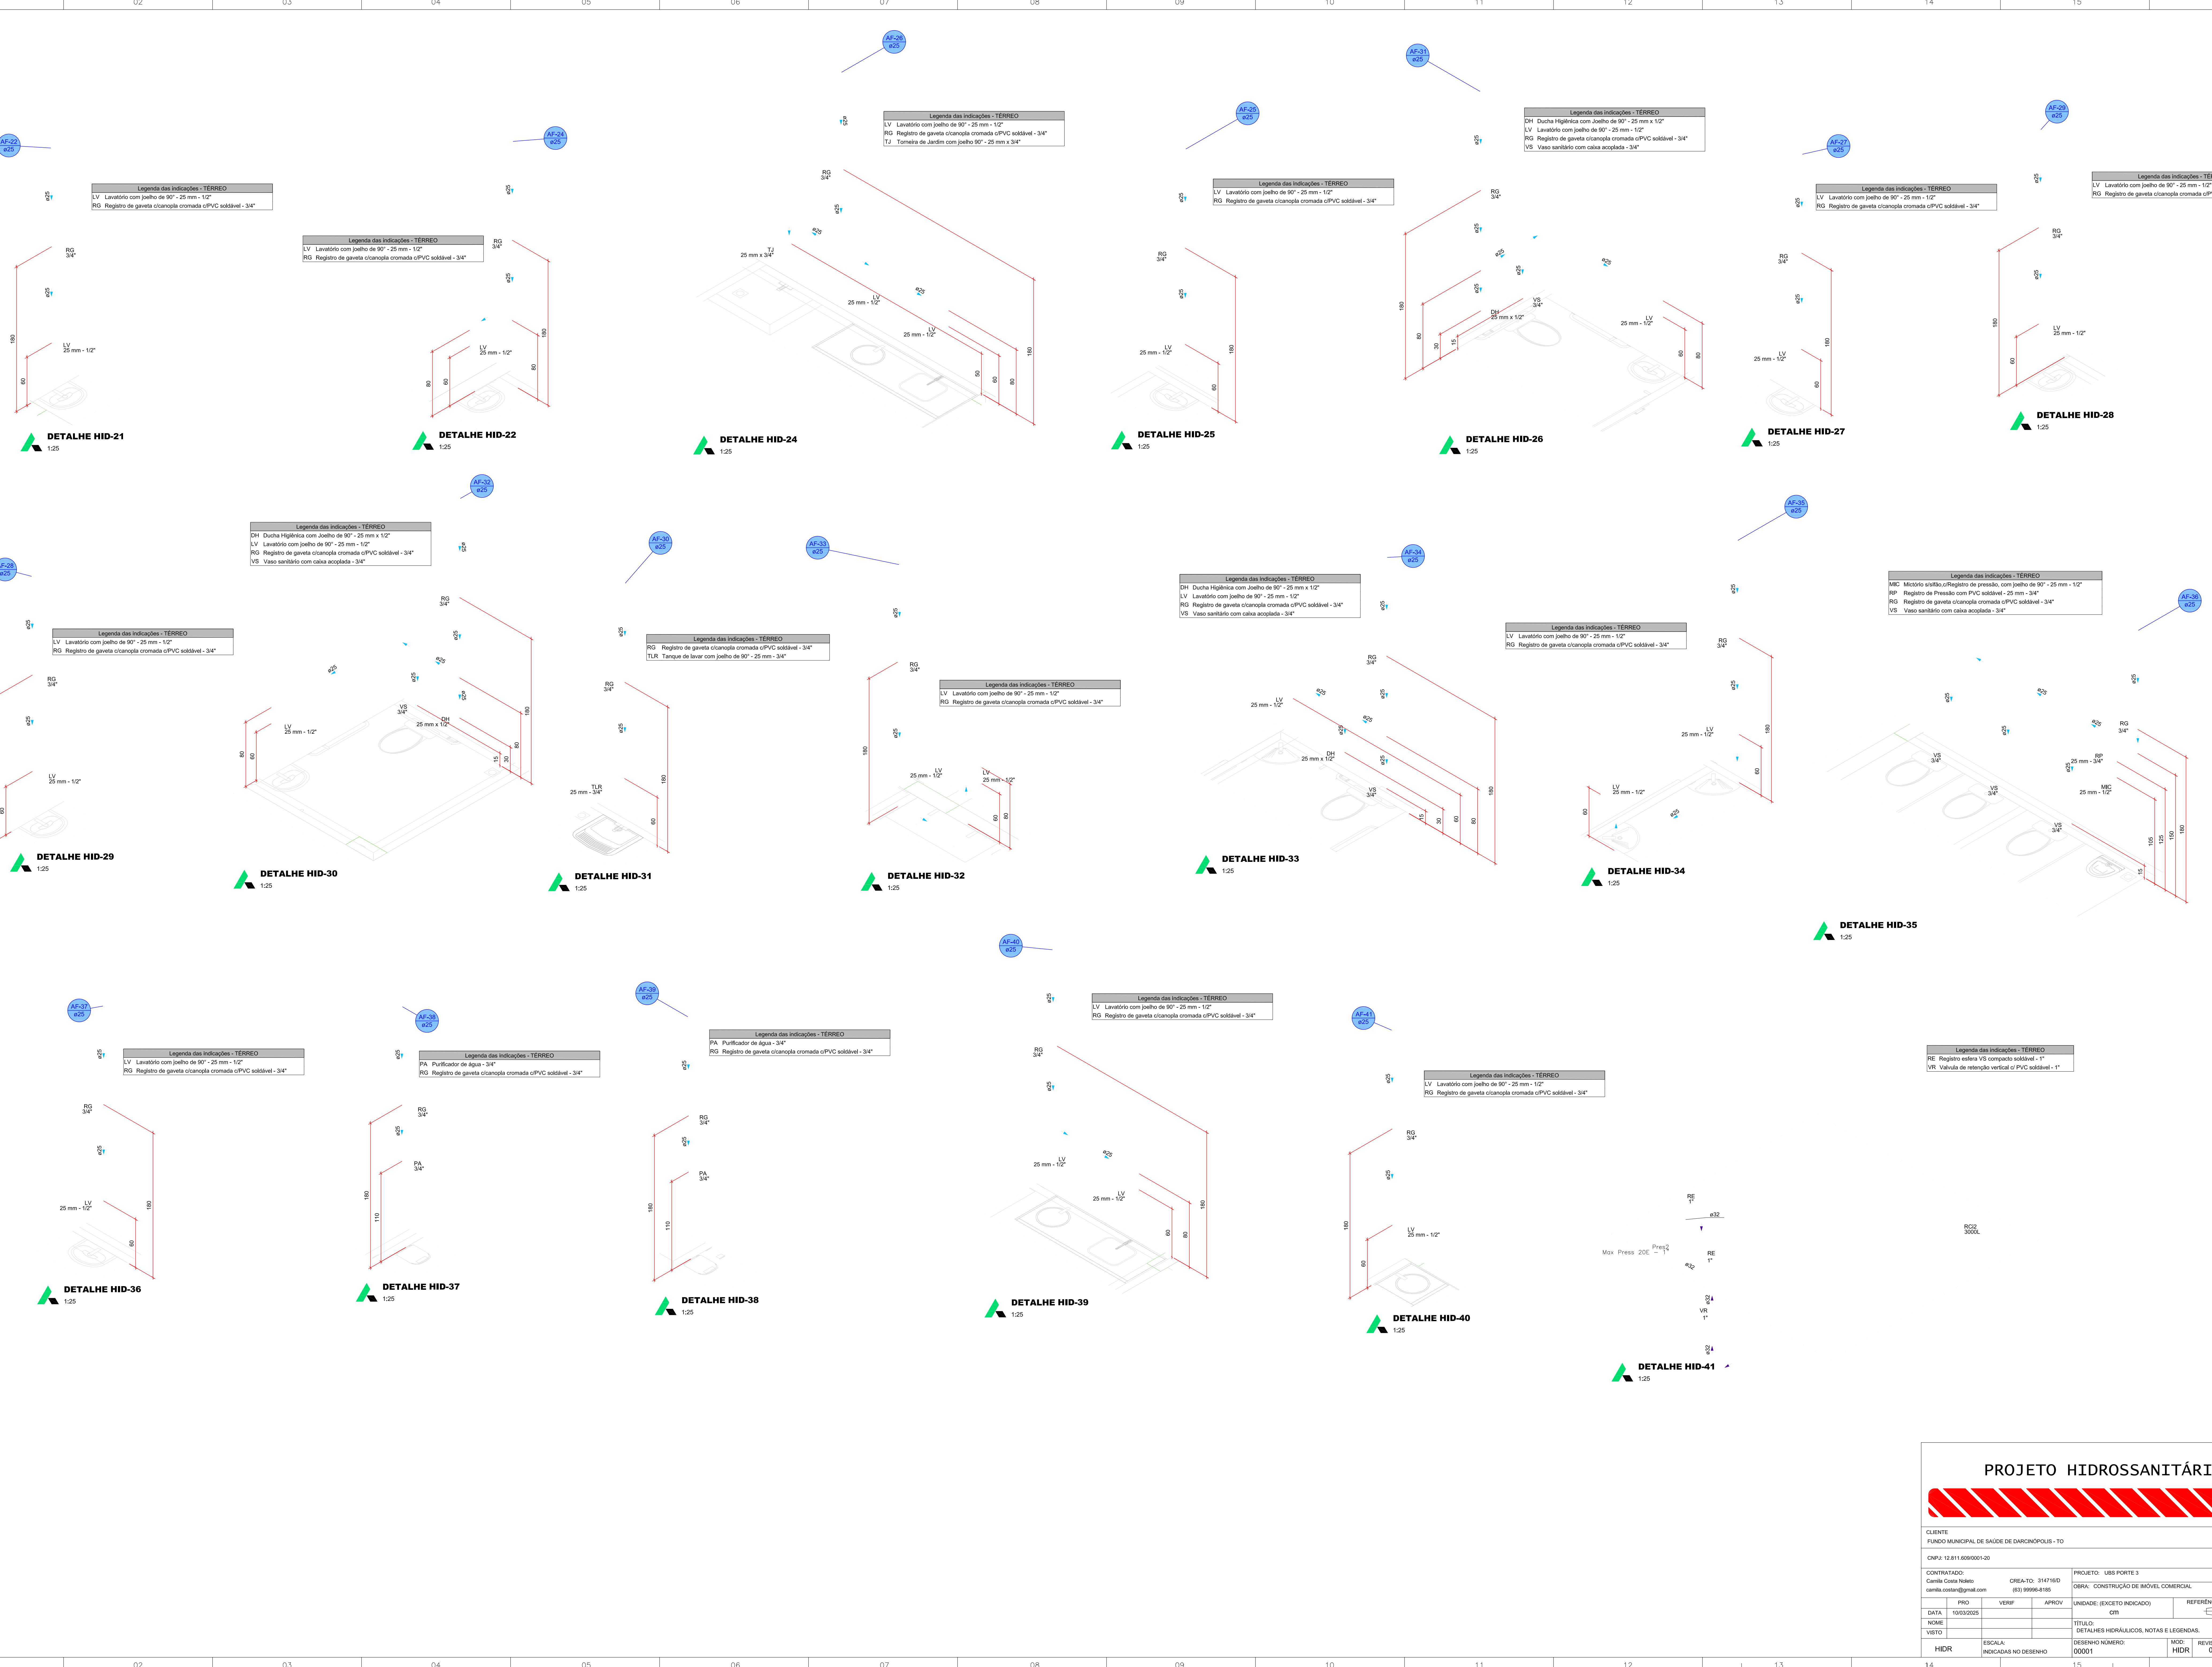


PLANTA - SANITÁRIO - TÉRREO
ESC. 1/75

Legenda de condutas - TÉRREO	
	Exigoto
	Exigoto (Gordura)
	Pluvial
	Pluvial (Drenos - Ar Condicionado)
	Ventilação

Legenda - TÉRREO	
	Ar Condicionado
	Caixa Sifonada
	Caixa de areia pluvial cônica
	Caixas Inspeção Exigoto Sifonada
	Caixas Inspeção Exigoto Simples
	Chuveiro Residencial
	Curva 45°
	Curva 45° curta Amarrão
	Curva 90° curta
	Curva 90° curta-coluna
	Curva 90°
	Joelho 45°
	Joelho 45° soldável
	Joelho 90°
	Joelho 90° soldável
	Joelho 90° coluna sobre
	Juncão simples
	Juncão simples cr J45
	Juncão simples cr redondo
	Lavatório Residencial com sifão
	Misturador de Descarga Automática-DN 60mm
	Máquina de Lavar Roupa-DN 50mm
	Pia de Cozinha Residencial com Sifão 50mm
	Ramais de Ventilação
	Tanque de Lavar Roupa-DN 40mm
	Te sanitário
	Vaso Sanitário cr curva 90°

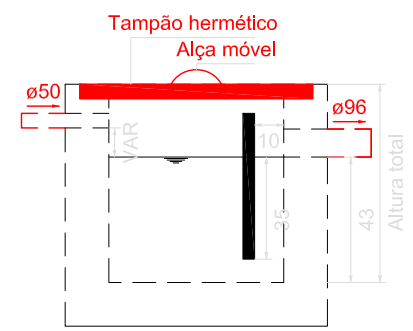

Caixa de gordura - TÉRREO
Corte 1 - ESC. 1:25

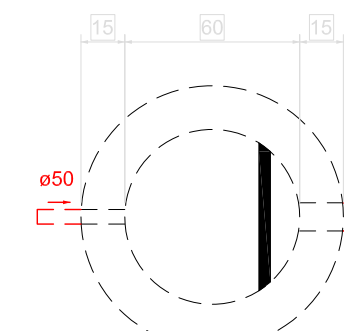


Caixa de gordura - TÉRREO
Planta baixa - ESC. 1:25

PROJETO HIDROSSANITÁRIO

CLIENTE		FUNDO MUNICIPAL DE SAÚDE DE DARCINÓPOLIS - TO	
CONTRATADO:		PROJETO: UBS PORTE 3	
CREATO: 314761D		OBRA: CONSTRUÇÃO DE IMÓVEL COMERCIAL	
UNIDADE: (EXCETO INDICADO)		REFERÊNCIA: (TÉRREO)	
DATA	10/03/2025	PROJ	VERIF
NOME		APROV	
VISTO			
HIDR	ESCALA: INDICADAS NO DESENHO	DESENHO NÚMERO: 00001	MOO: 00
		REVISÃO: 00	FOLHA: 05/07

PLANTA - SANITÁRIO - COBERTURA
ESC. 1/50

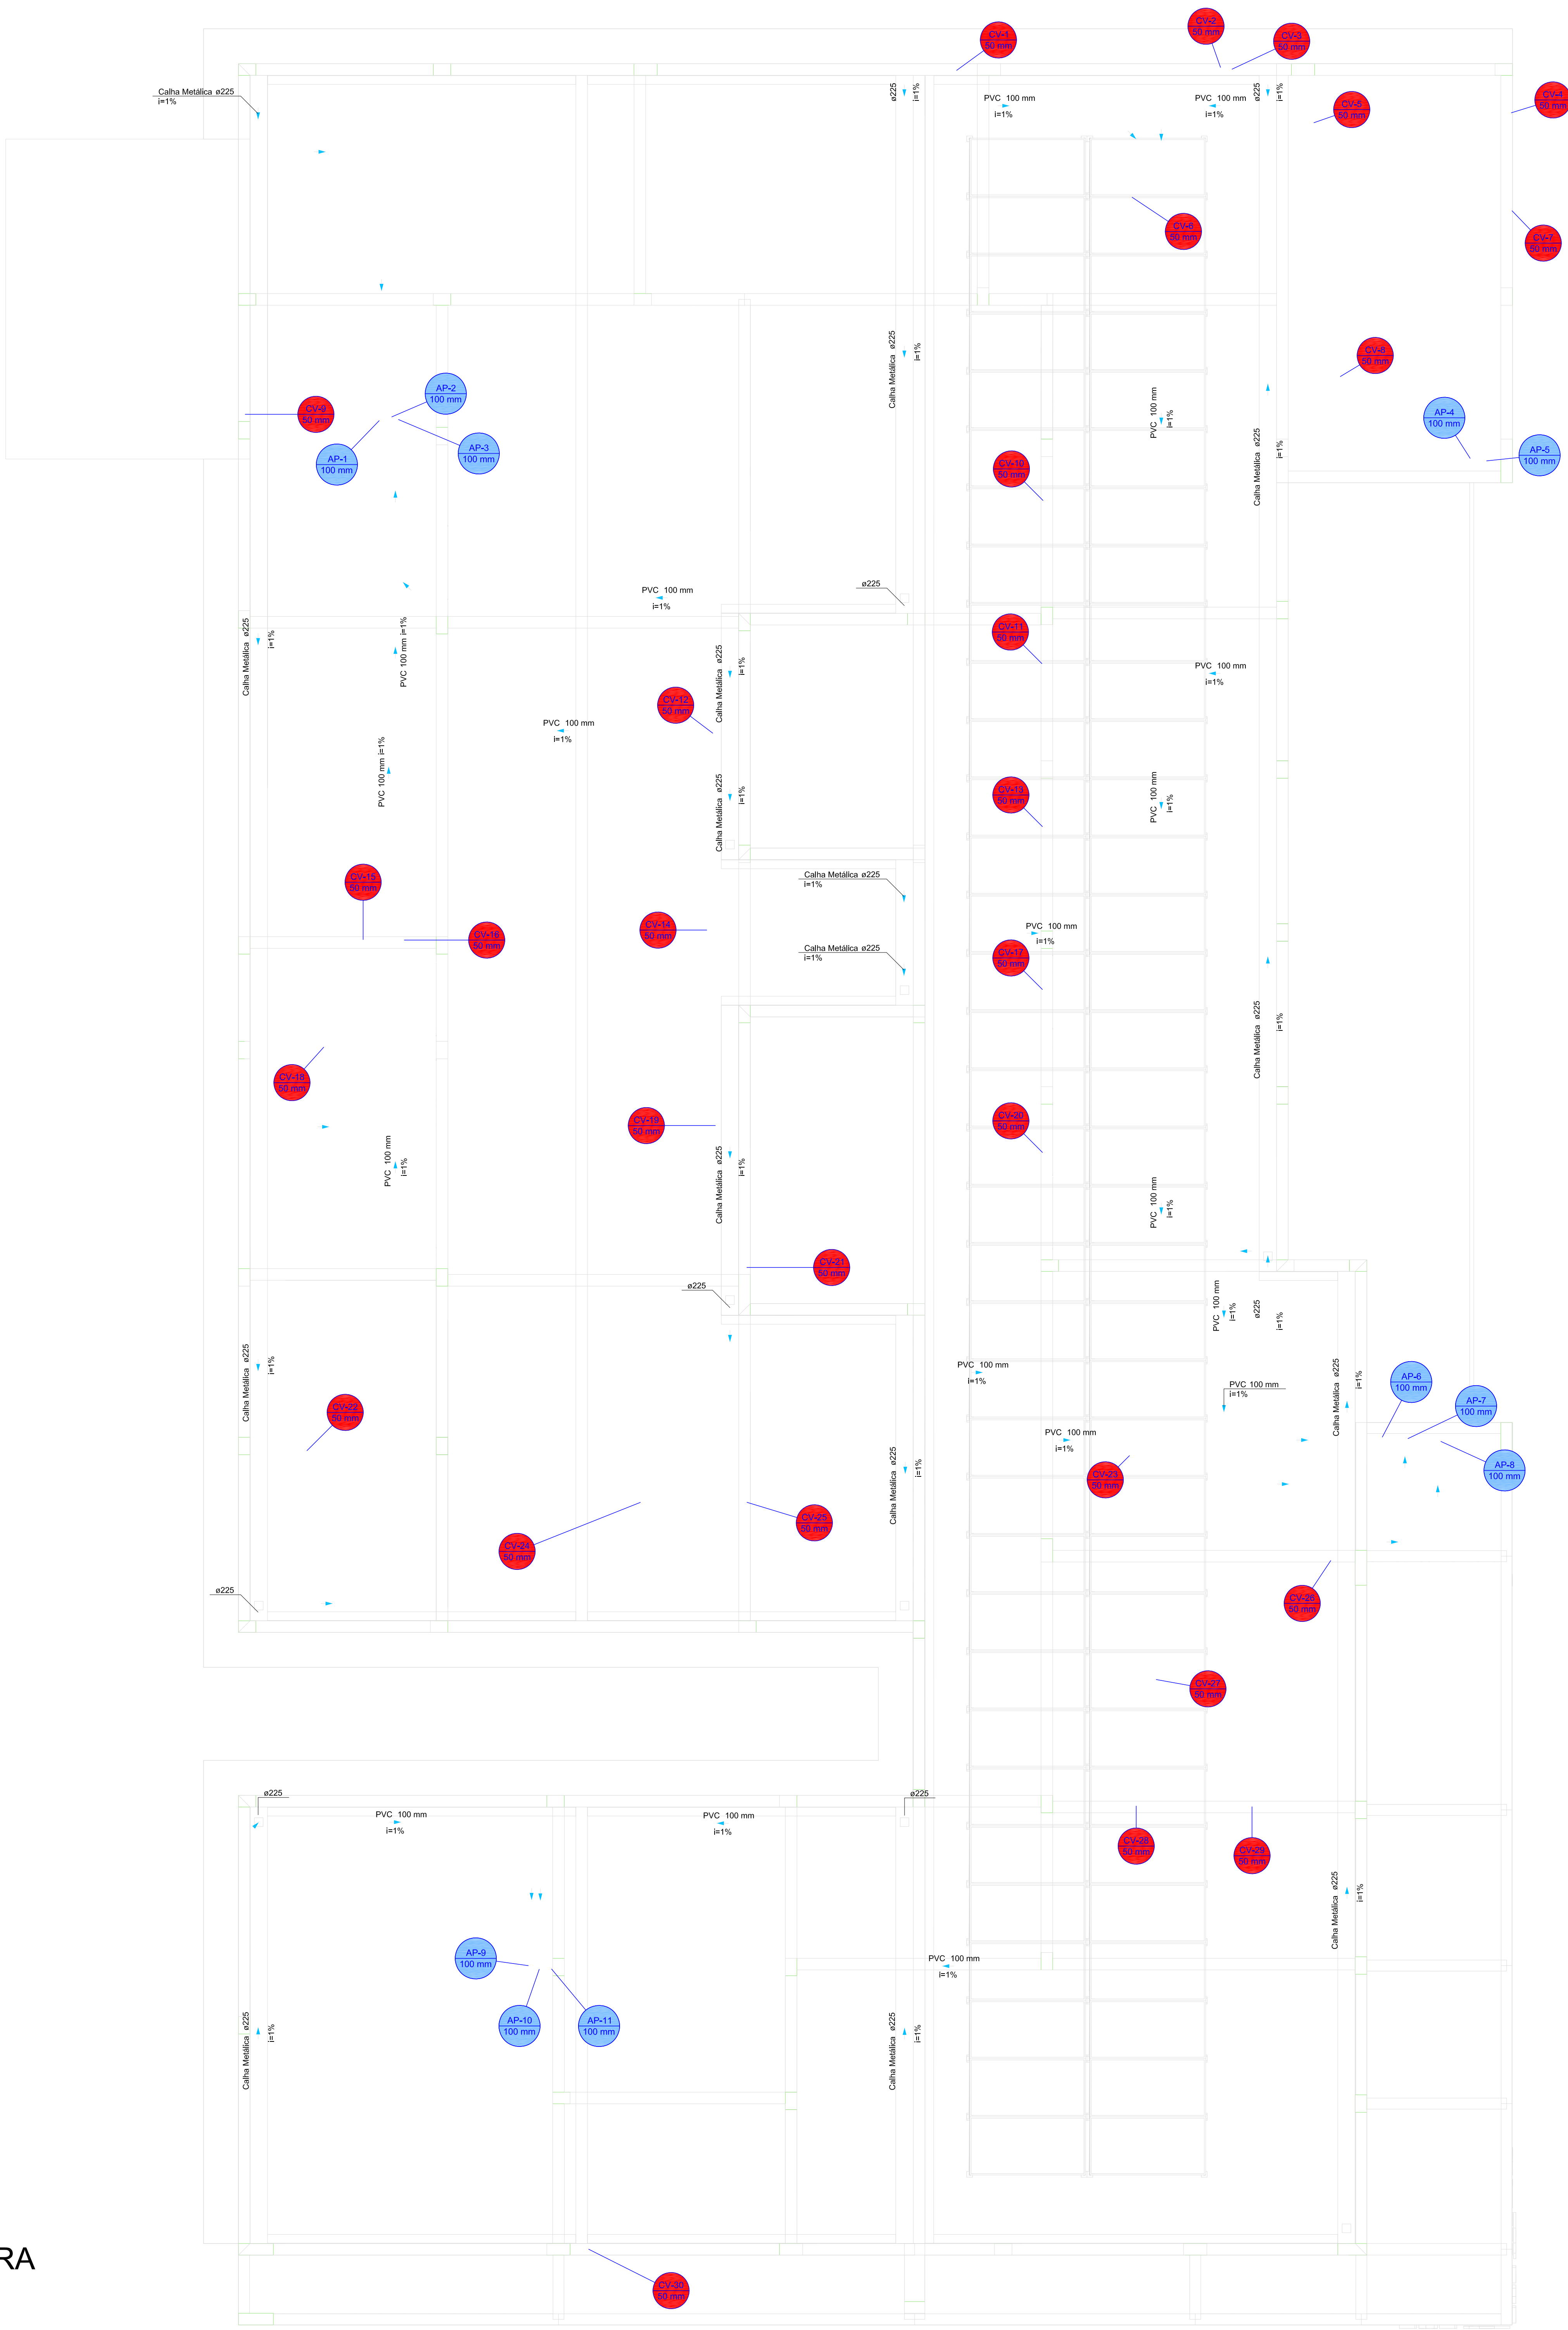

Legenda de condutos - COBERTURA	
Pluvial	
Ventilação	

Legenda - COBERTURA	
Adaptador para bocal semi-circular a terminação	
Cabeceira semi-circular	
Curva 45° curta Amanco	
Curva 90 curta	
Curva 90 curva-columa	
Junção simples	
Junção simples U J45	
Terminal de ventilação-columa	

PROJETO HIDROSSANITÁRIO



CLIENTE FUNDO MUNICIPAL DE SAÚDE DE DARCINÓPOLIS - TO									
CONTRATADO Camilla Costa Naleto camilla.costa@gmail.com									
CREA-TO: 314716/D (63) 99996-4165									
PROJETO: UBS PORTE 3									
OBRA: CONSTRUÇÃO DE IMÓVEL COMERCIAL									
UNIDADE: (EXCETO INDICADO)									
CITY									
TÍTULO PLANTA SANITÁRIO COBERTURA, NOTAS E LEGENDAS									
DESENHO NÚMERO 00001									
MOD: HIDR									
REVISÃO: 00									
FOLHA: 06/07									

