

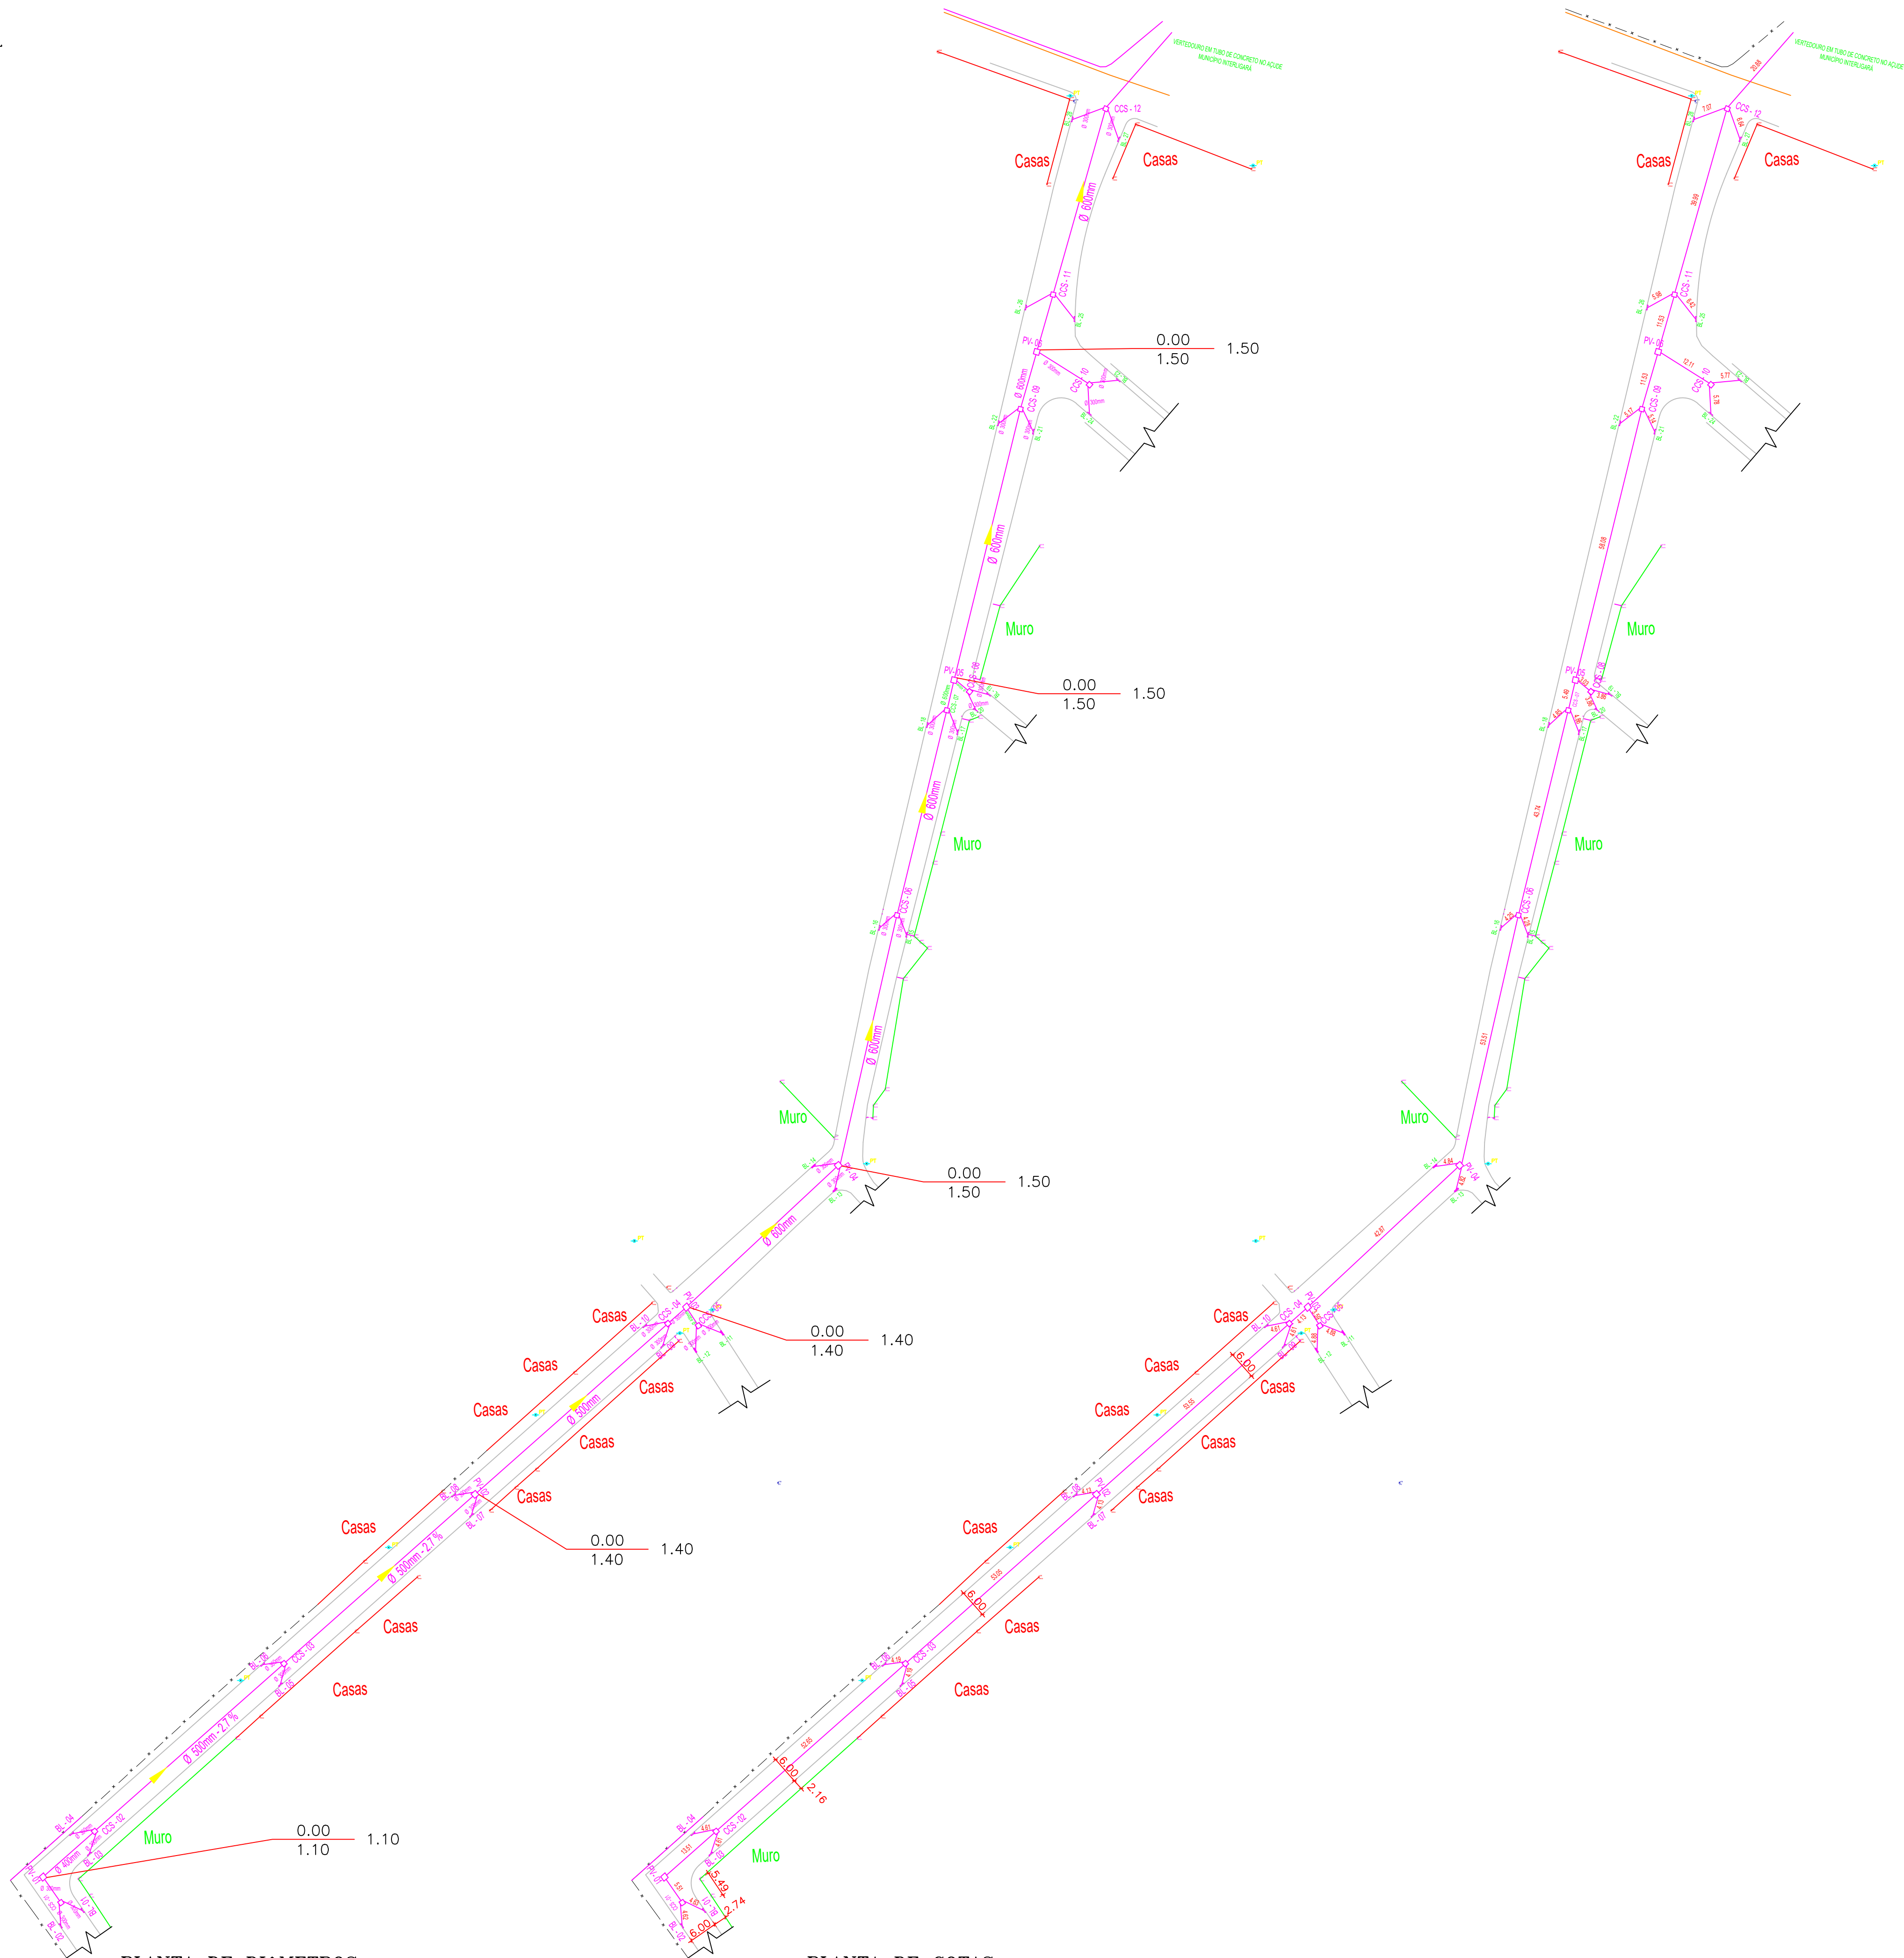


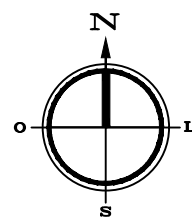

TRECHO TÍPICO

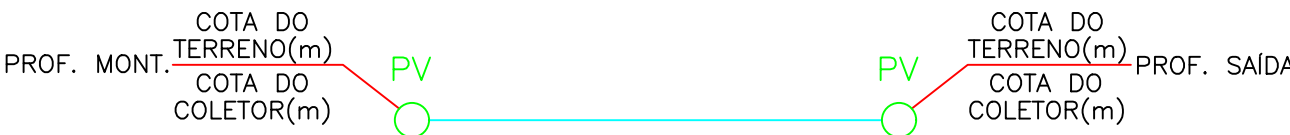

- 1 - OS DIÂMETROS VARIADOS CONFORME OS TRECHOS
- 2 - MATERIAL DA REDE: TUBO EM CONCRETO ARMADO
- 3 - MATERIAL DA CCS/ PV / BL: SEGUIR CONFORME PLANILHA, COMPOSIÇÕES E CADERNO TÉCNICO SINAPI / ORSE.

LEGENDA

	REDE COLETORA DE DRENAGEM
	CP - 000 : CAIXA DE PASSAGEM DA REDE COLETORA
	CCS - 00 : CAIXA COLETORA
	BL - 00 : BOCA DE LOBO

Responsável Técnico
Eng. Civil Alysson Júnio de Souza Pereira
CREA-SE: 271675012-2

Secretário de Obras
Othávio Andrade de Moraes

Proprietário
Prefeitura Municipal de São Miguel do Aleixo/SE
Cleane dos Santos Nunes
CNPJ: 13.114.5333/0001-46

RUA JOSÉ GENIVALDO E IMEDIAÇÕES



Praça Oliveira Campos, 347 - Centro
São Miguel do Aleixo-SE
FONE : (79) 3465 -1000

ARQUIVO : DRENAGEM PLUVIAL	LOCAL :Rua José Genivaldo e Imediações MUNICÍPIO SÃO MIGUEL DO ALEIXO ESTADO DE SERGIPE	
ENG. RESPONSÁVEL : ALYSSON JÚNIO DE SOUZA PEREIRA CREA-SE 271675012-2	PROPRIETÁRIO : MUNICÍPIO DE SÃO MIGUEL DO ALEIXO/SE	
DESENHO : Alysson Júnio Pereira	REVISÃO : 00	DATA : AGOSTO/2026
PROJETO : PLANTA BAIXA EXECUTIVA DA DRENAGEM PLUVIAL	ESCALA : 1:750	FOLHA : 03/03