




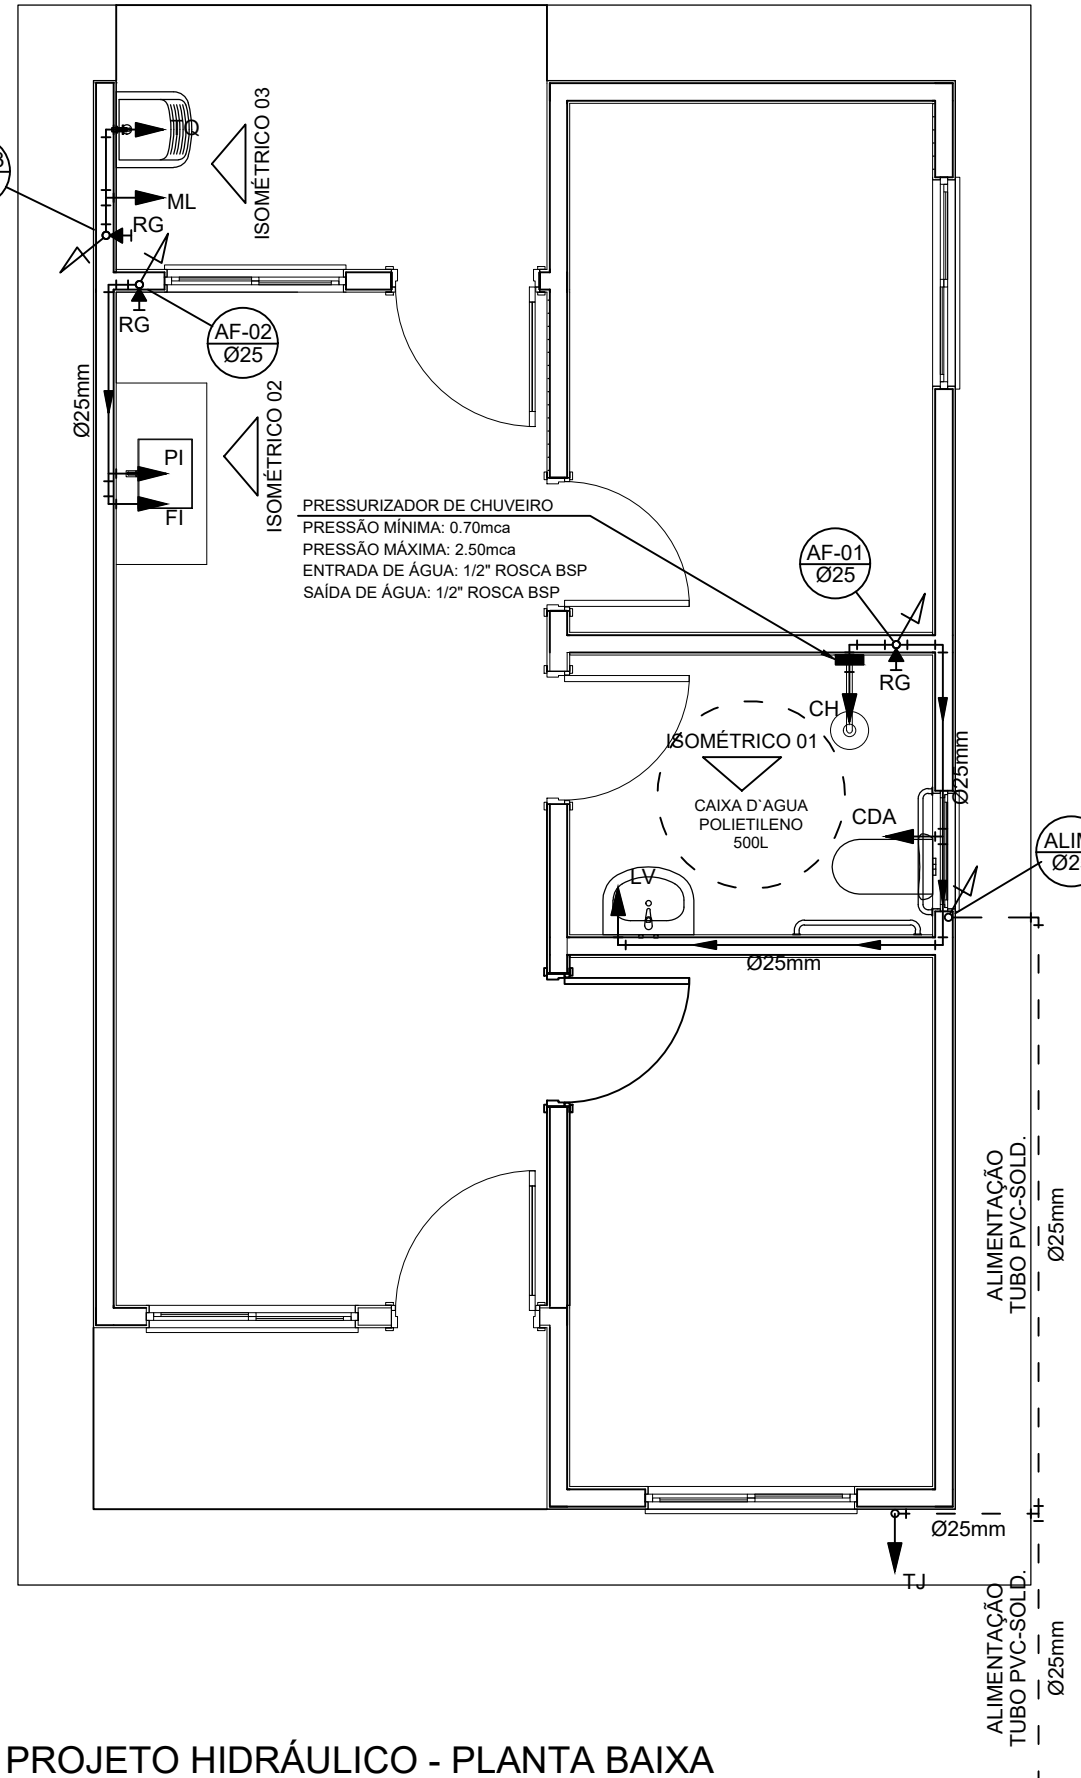


PROJETO HIDRÁULICO - PLANTA BAIXA
ESCALA 1:50

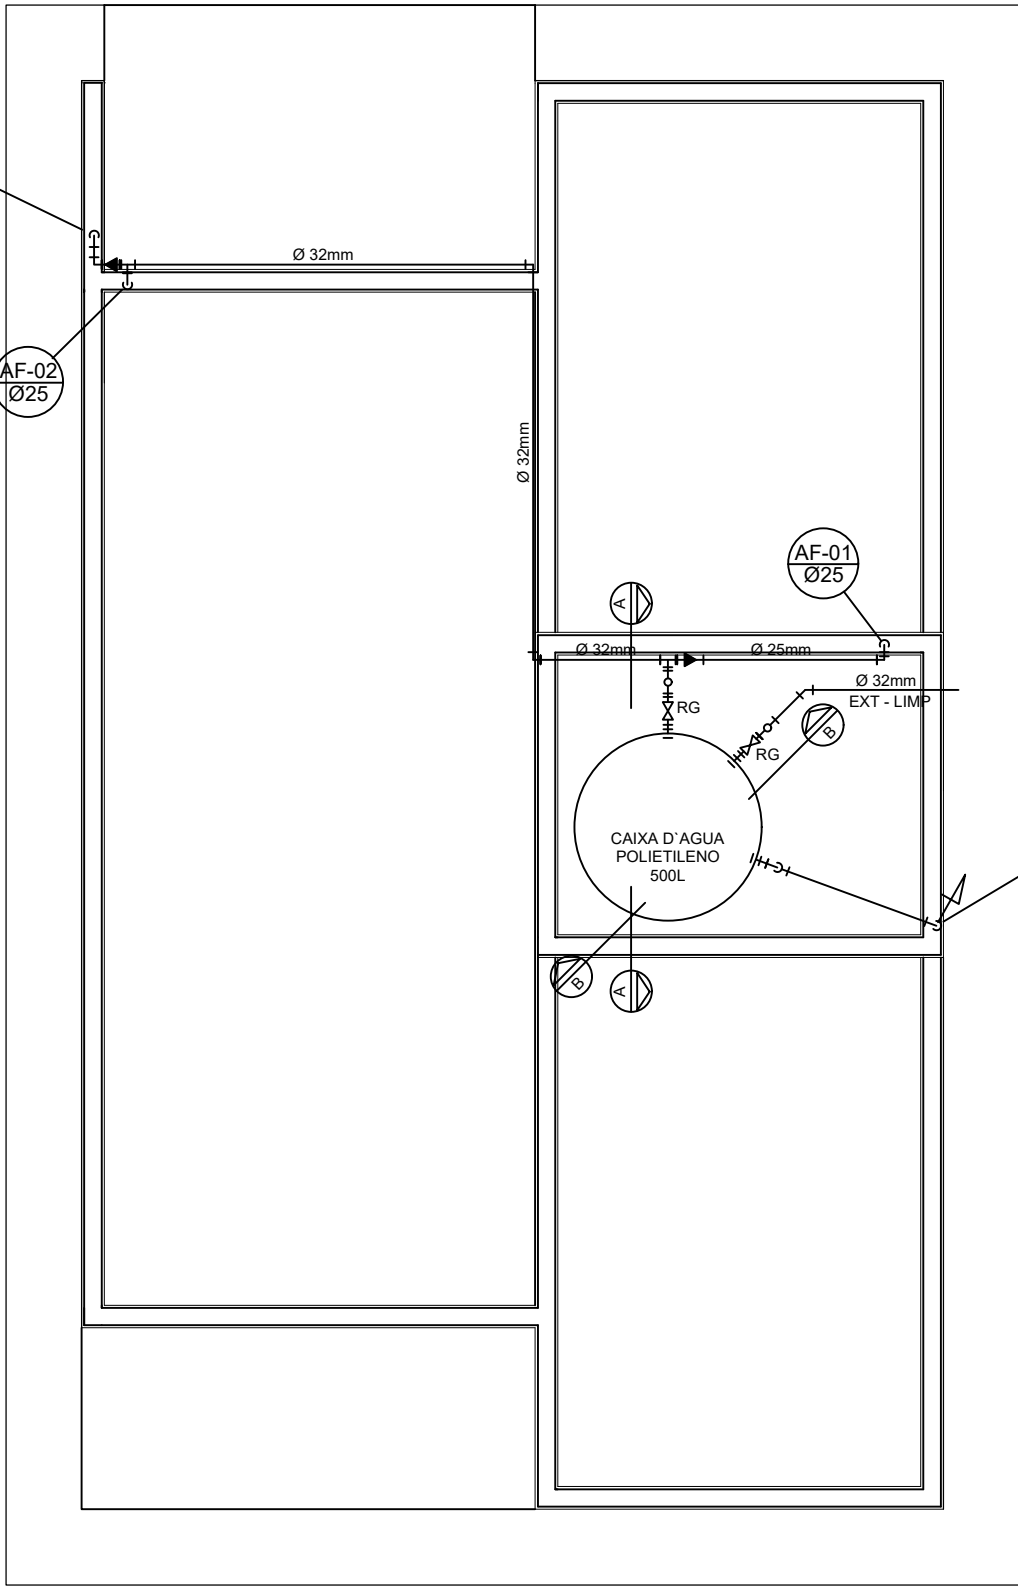


PROJETO HIDRÁULICO - BARRILETE
ESCALA 1:50

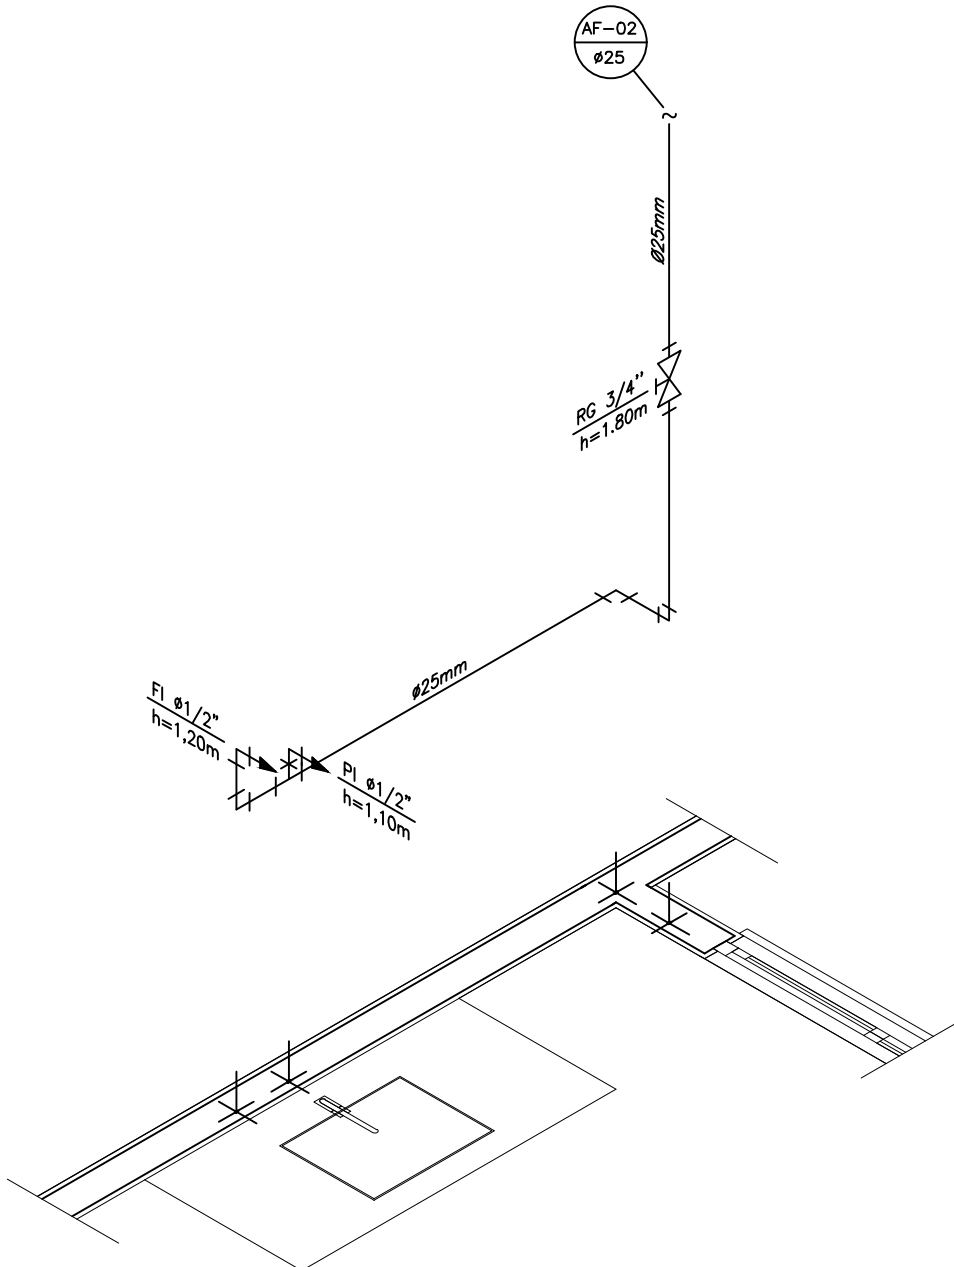


DETALHE ISOMÉTRICO - 02
ESCALA 1:25

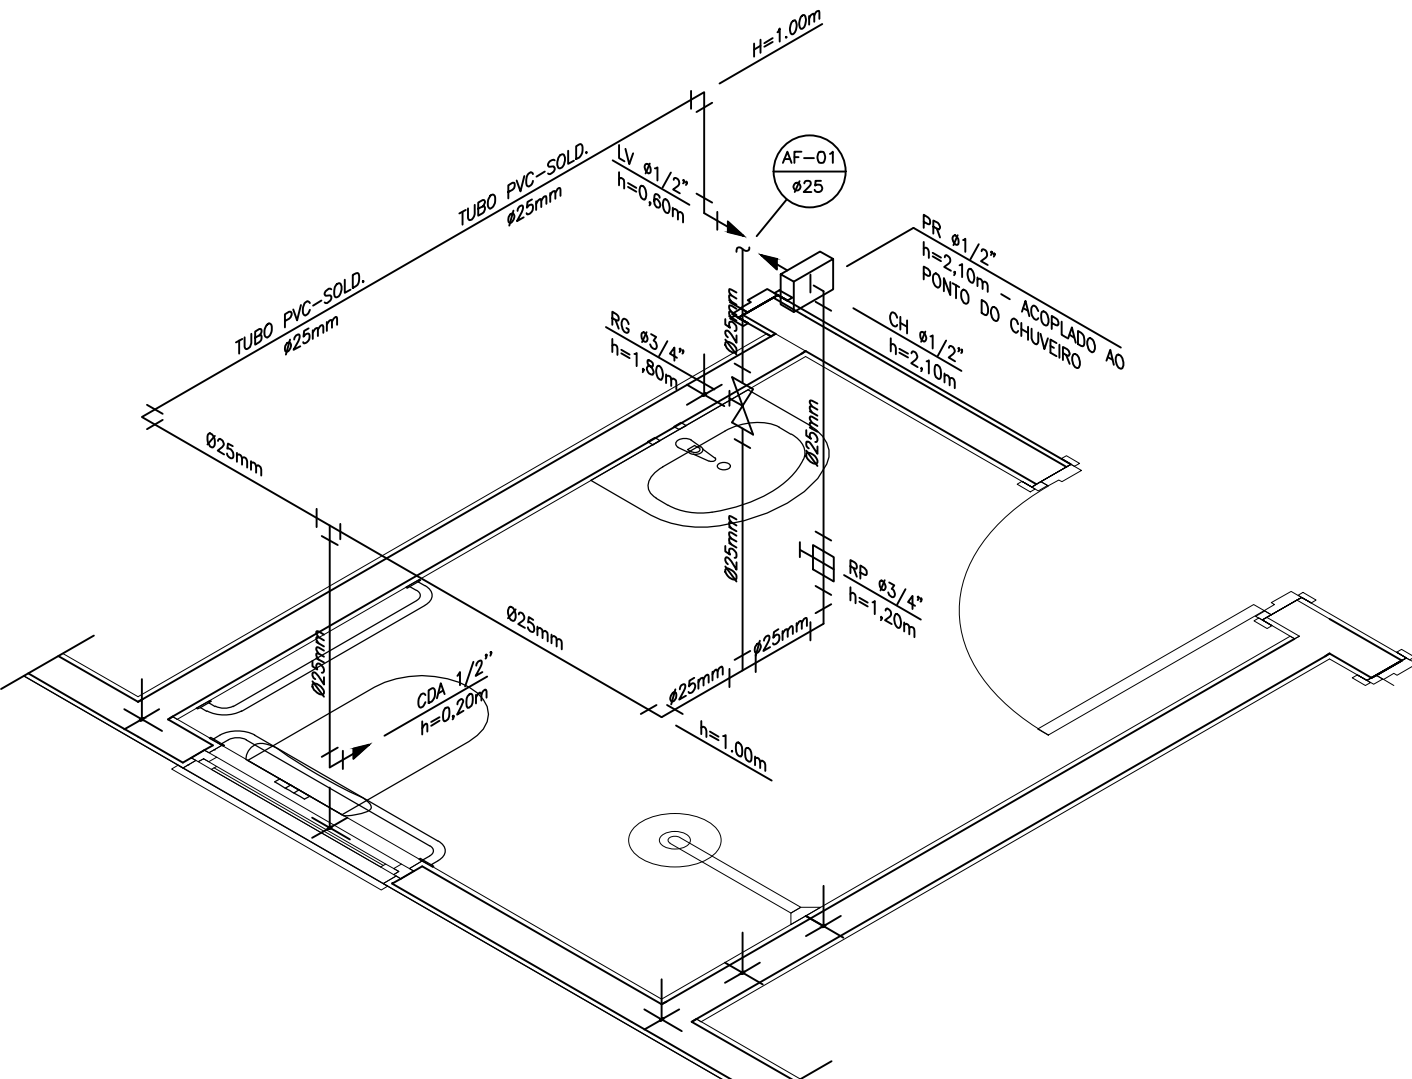


DETALHE ISOMÉTRICO - 01
ESCALA 1:25

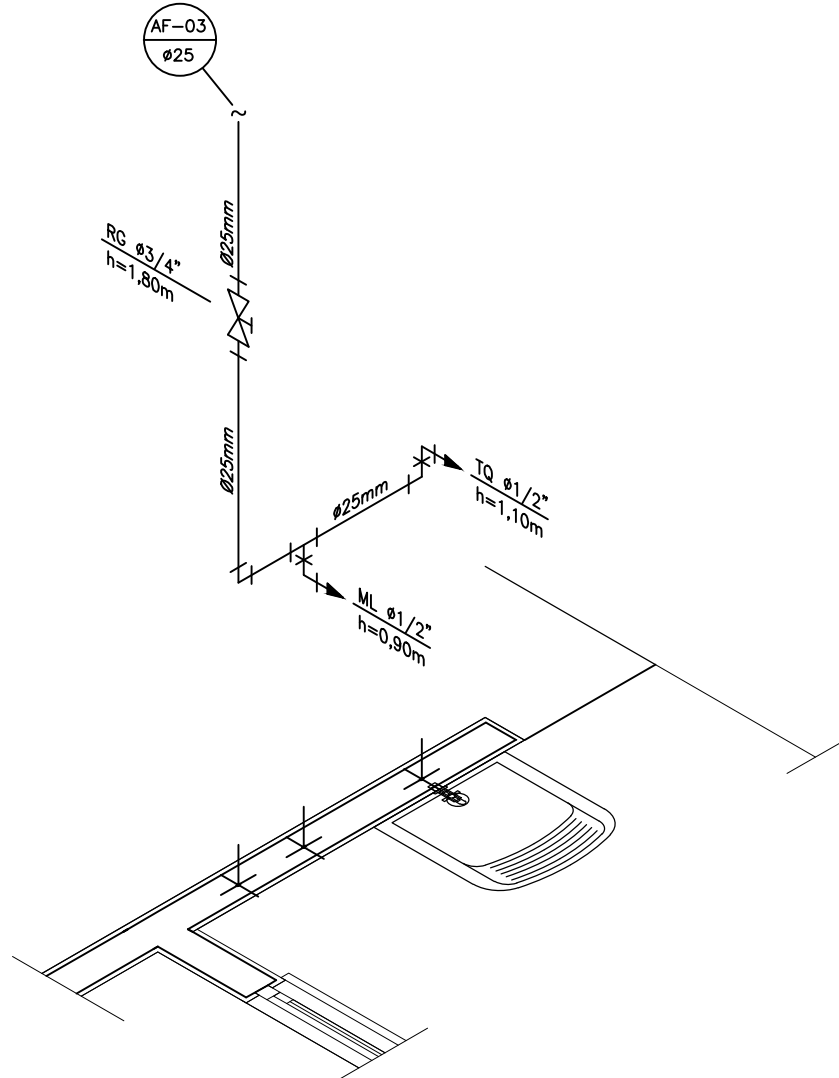


DETALHE ISOMÉTRICO - 03
ESCALA 1:25

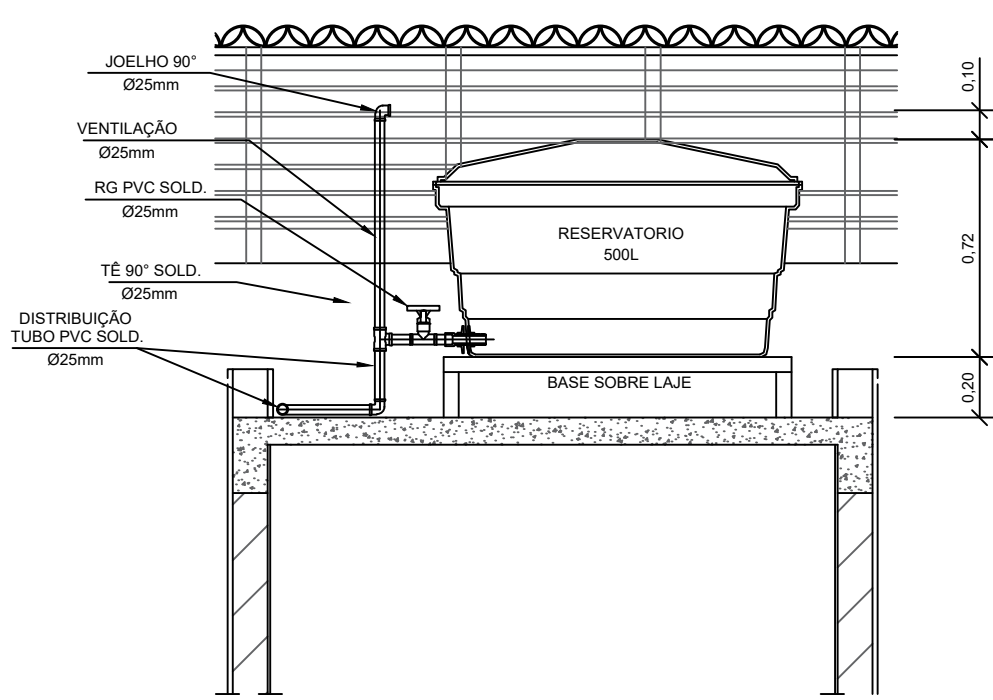

CORTE A-A
ESCALA 1:25

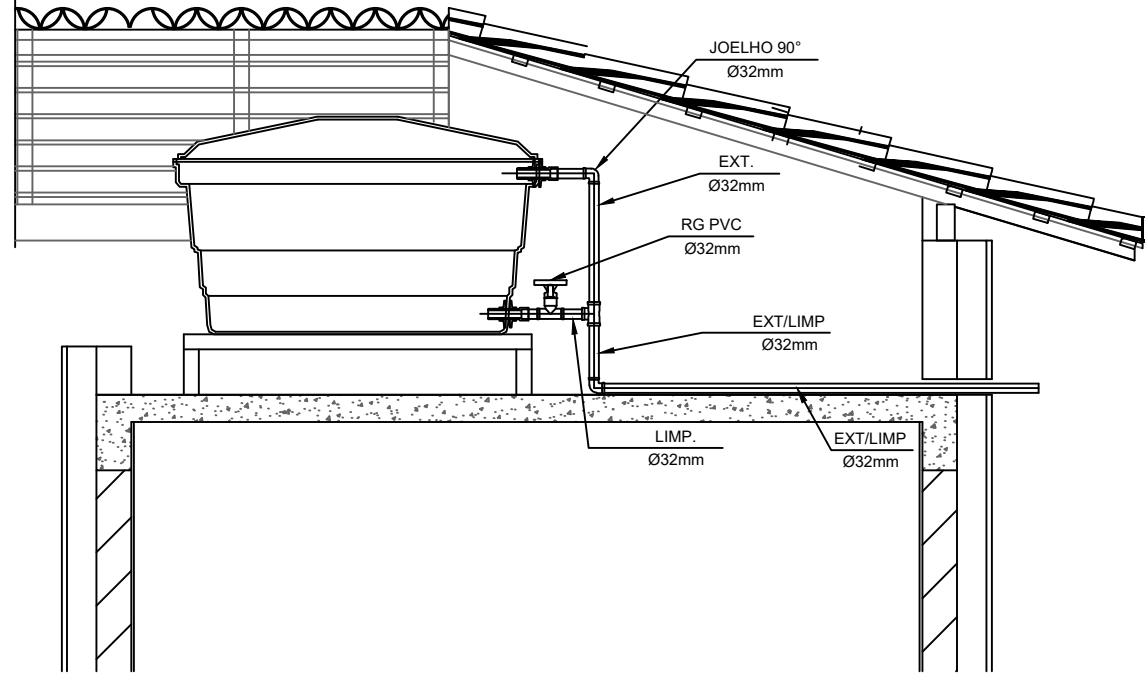

CORTE B-B
ESCALA 1:25

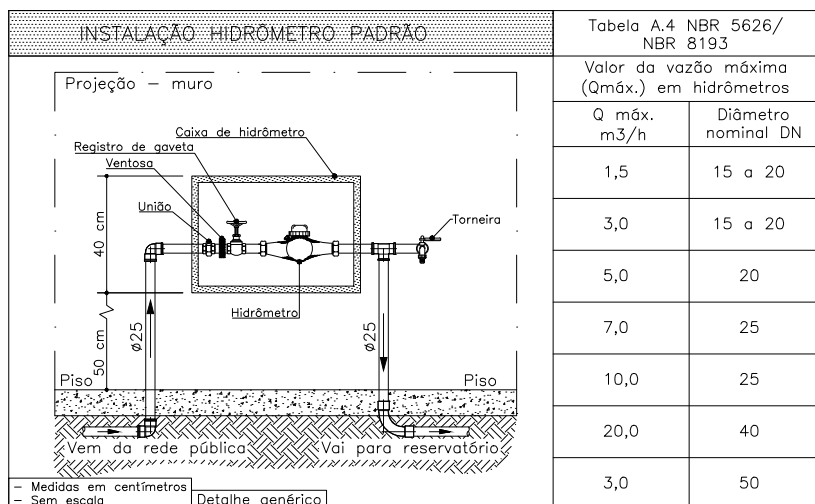

DETALHE 01 — CAVALETE HIDRÁULICO
ESCALA 1:50

LEGENDA

- AF Coluna de Água Fria
ALIM. Tubulação de Alimentação
DIST. Tubulação de Distribuição
T.B. Torneira de Boia
LV Ponto de água para lavatório
CDA Ponto de água para Caixa de descarga acoplada
TS Ponto de água
TL Ponto de água para torneira de limpeza
TJ Ponto de água para torneira de jardim
PR Pressurizador (acoplado ao ponto do chuveiro)
RG Registro de Gaveta
DN/Ø Diâmetro nominal das peças
L.L.R.A. L.L.R.A. com bucha de latão 25x1/2"
Joelho L.L.R.A. com bucha de latão 25x1/2"
Prumada que desce
Prumada que sobe
Bucha de Redução
Nomenclatura da tubulação
Numeração da tubulação
Diâmetro da tubulação
Tubulação de água fria pela parede ou teto
Tubulação de água fria pelo piso

OBSERVAÇÕES

ATENÇÃO:
Exemplo de projeto Hidrosanitário para edificações do Novo PAC
FHNIS Sub50 - Portaria 1416 / 2023.
Uso facultado, desde que revisado por responsável técnico, com a
devida emissão de ART/RRT/TRT, e adequado às particularidades de
cada obra.

Documento assinado digitalmente
DIOGO ALVES MENEZES NASCIMENTO
Data: 06/03/2026 10:24:32-0300
Verifique em <https://validar.dl.gov.br>



TÍTULO
ANTE-PROJETO HIDRÁULICO
RESIDÊNCIA UNIFAMILIAR

DISCRIMINACAO
PLANTA BAIXA, BARRILETE, ISOMÉTRICO, CORTES E DETALHE

PRANCHA
01/01

LOCAL DA OBRA
RUA ANCHIETA, NÓ CEGO - ITAPORANGA D'AJUDA / SE

AUTOR DO PROJETO
DIOGO ALVES M. NASCIMENTO CREA: 271624091-4

RESPONSÁVEL TÉCNICO EXECUÇÃO

ESCALA INDICADA
DATA MAR/2026
DIGITALIZACAO
LEVANTAMENTO
ÁREA DE INTERVENCAO 53,86 m²