



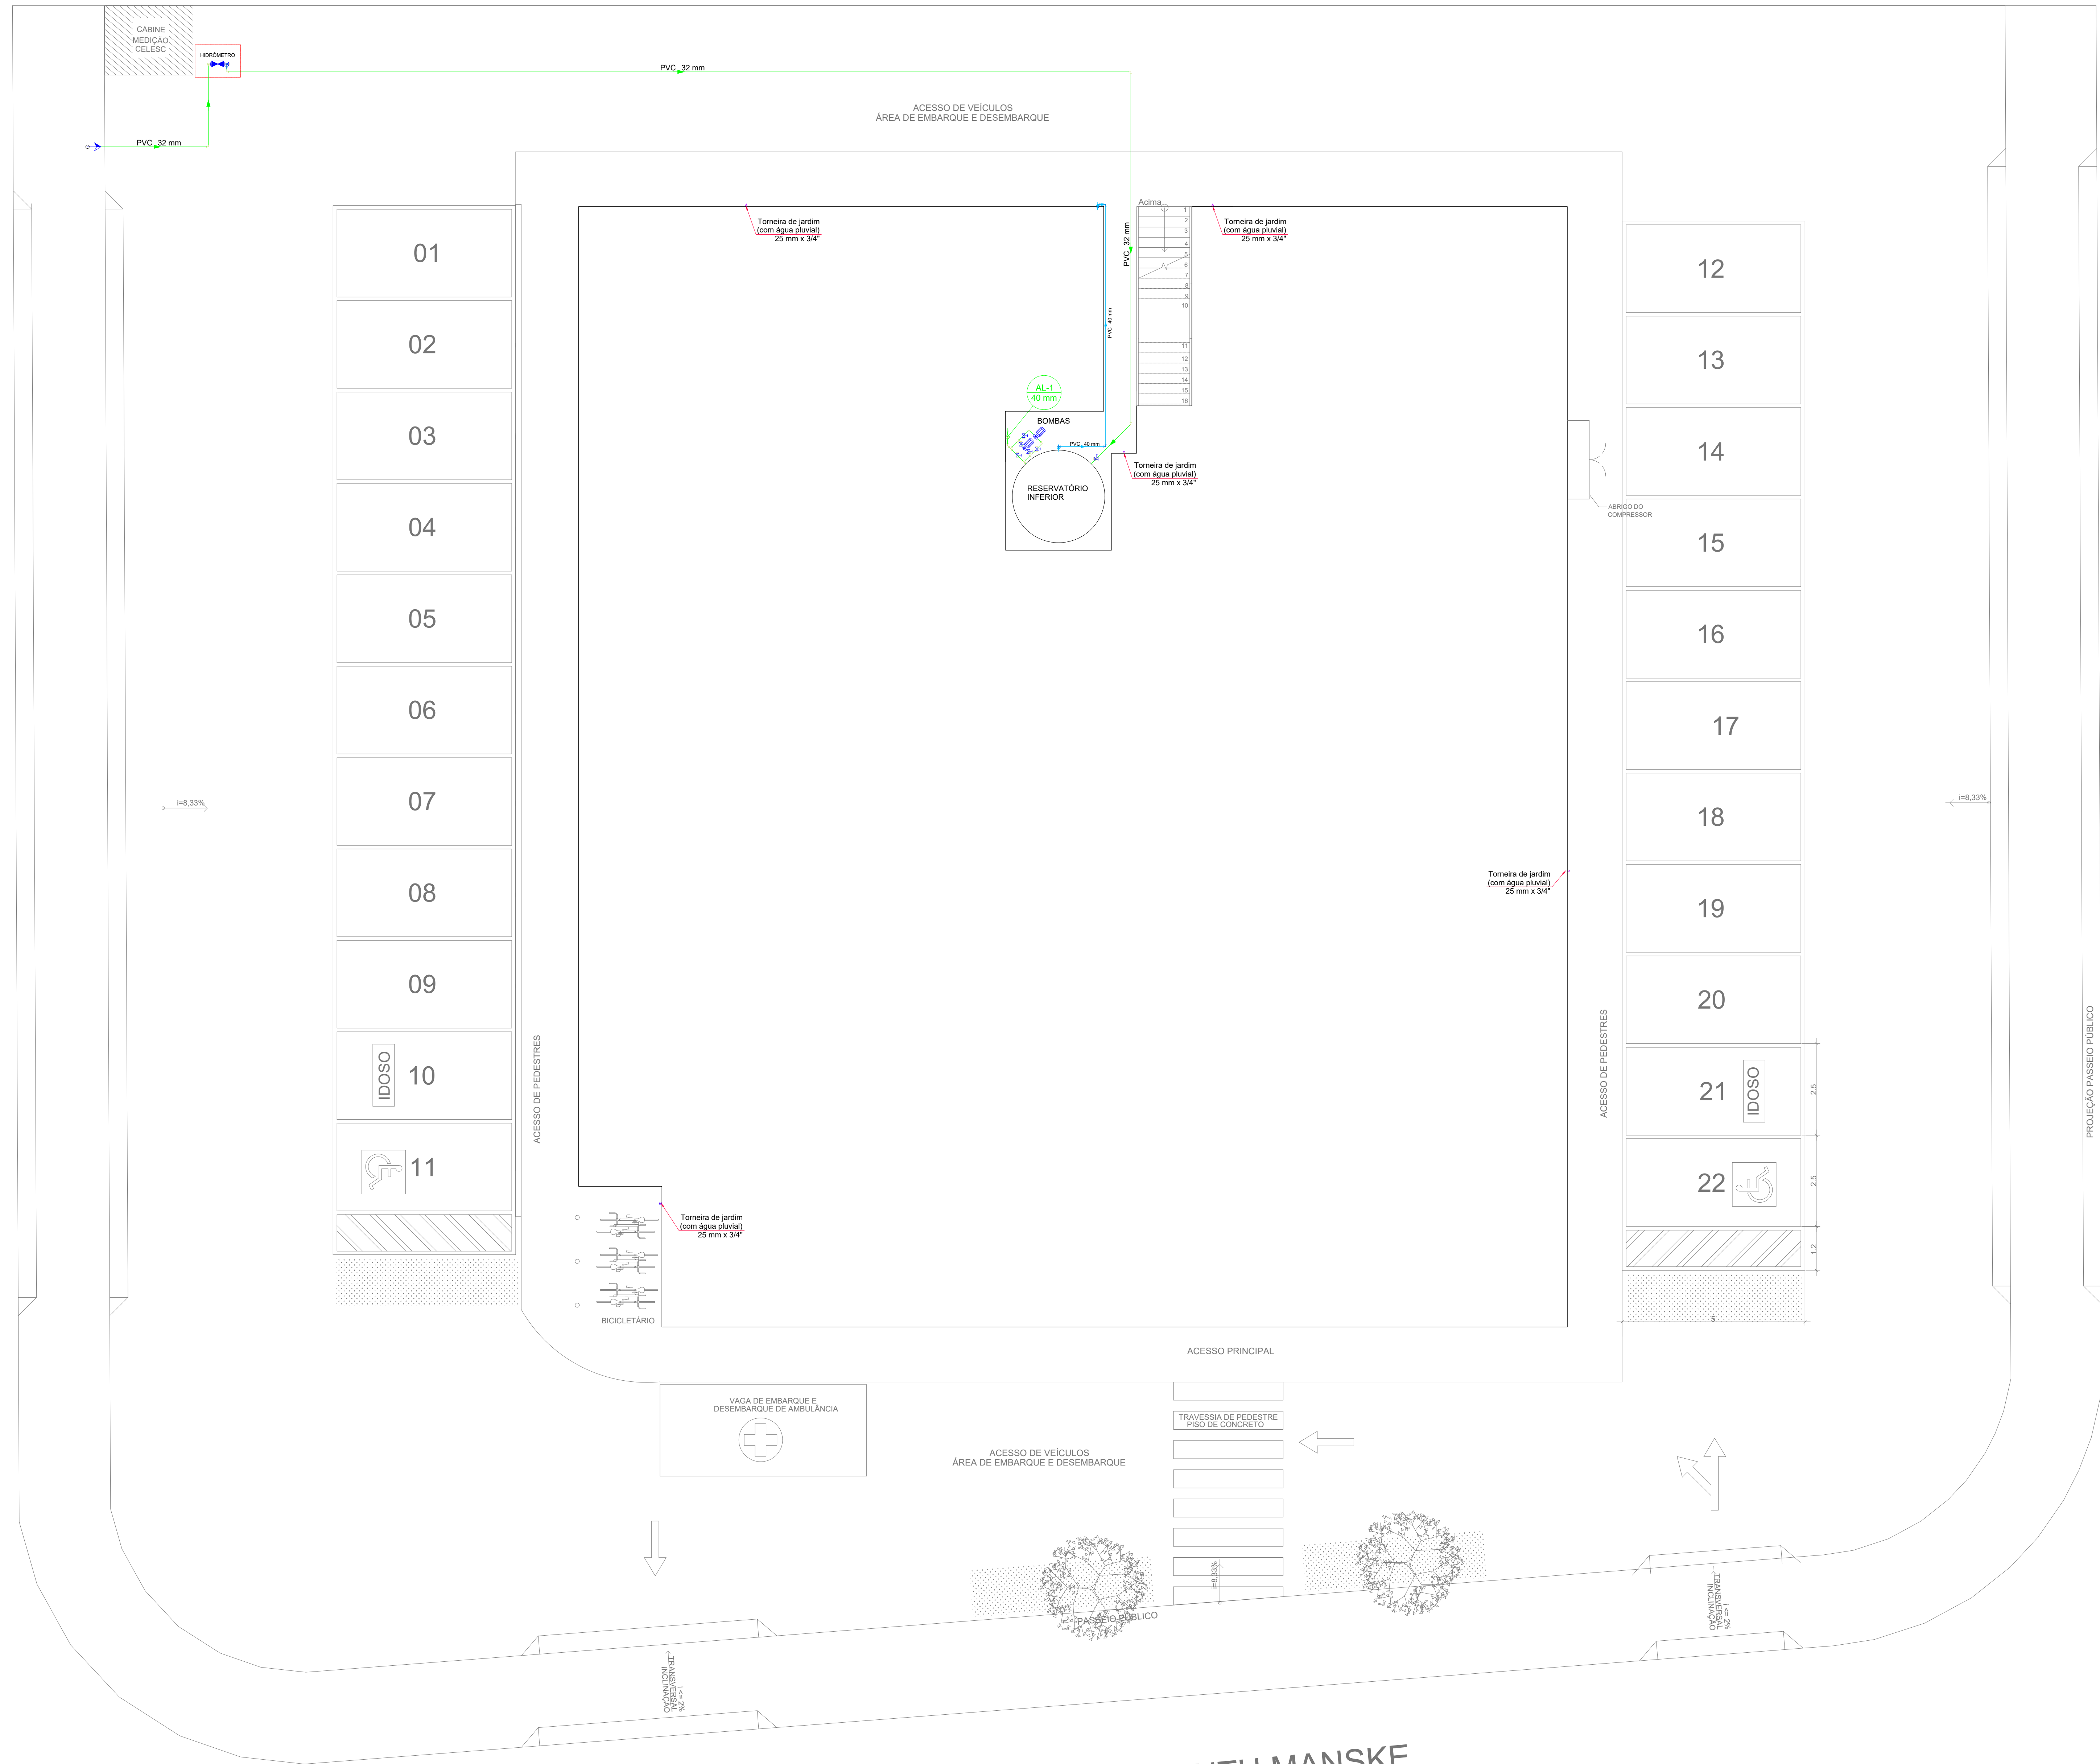

Planta Baixa Locação
Escala 1:50

OBS: Instalar ladrão das caixas d'água com local de saída de água em local visível.

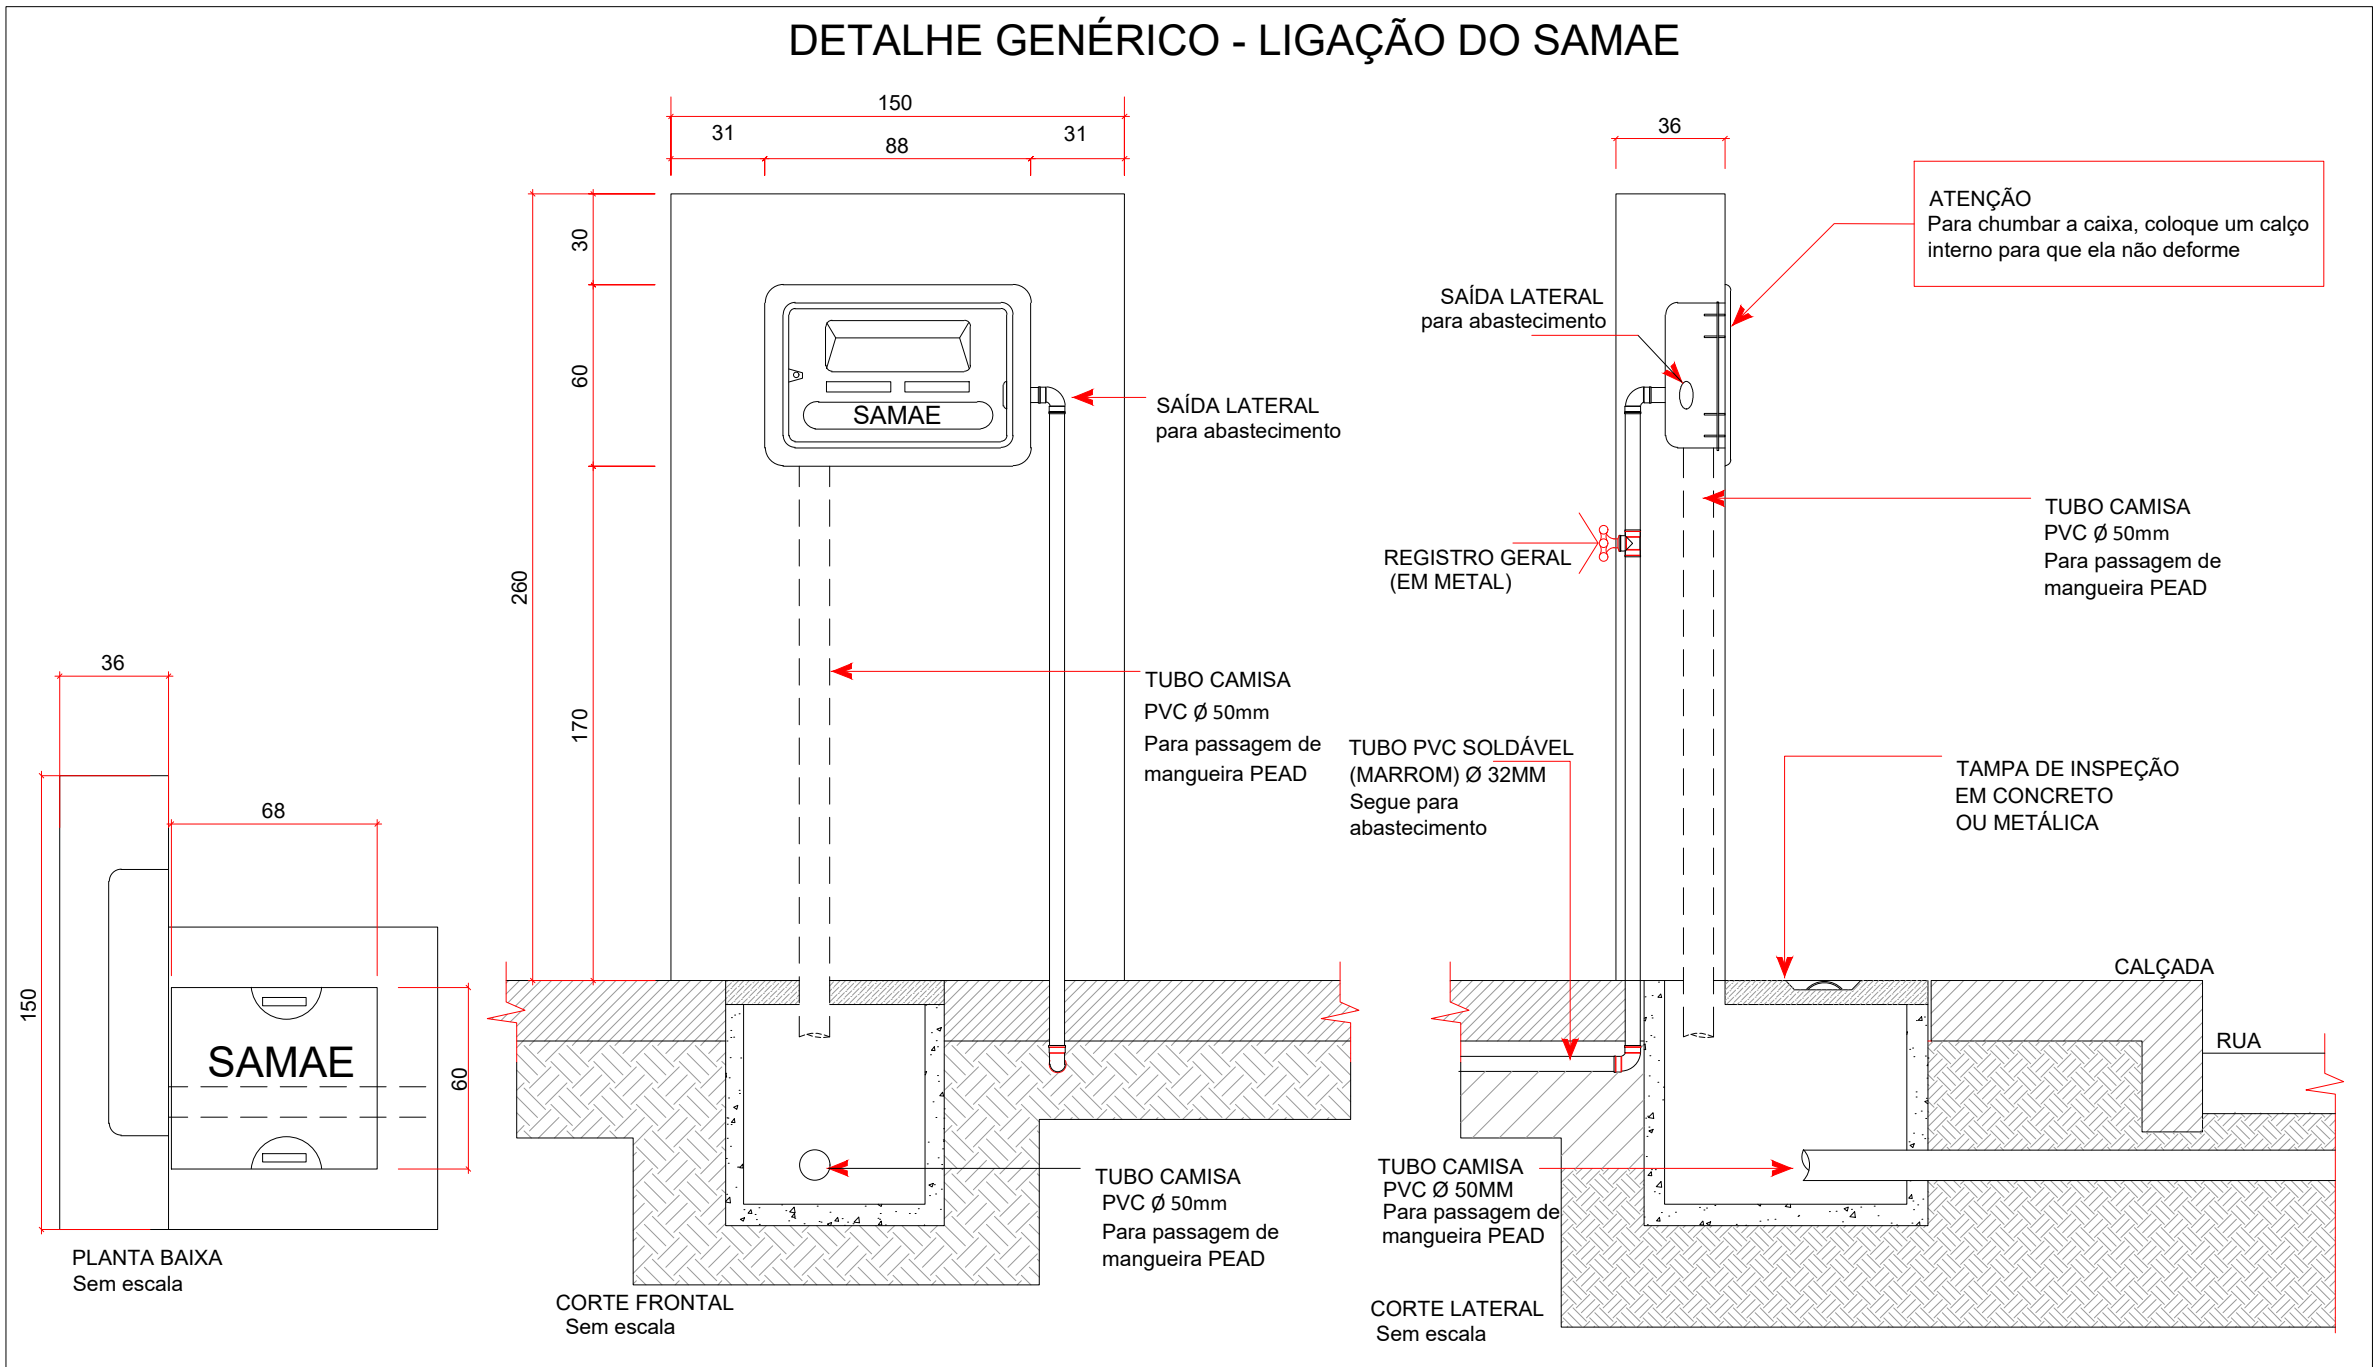

OBSERVAÇÕES GERAIS PARA EXECUÇÃO:

- TODA TUBULAÇÃO NÃO COTADA INTERNA A EDIFICAÇÃO TERÁ INCLINAÇÃO MÍNIMA DE 1% PARA O LADO DA SAÍDA.
- AS TUBULAÇÕES EXTERNAS DEVERÃO SER ENVELOPADAS EM CONCRETO MAGRO.
- AS INCLINAÇÕES INDICADAS SÃO MÍNIMAS, PODENDO NA PRÁTICA SEREM SUPERIORES.

OBSERVAÇÕES:

- QUALQUER ALTERAÇÃO SOMENTE PODERÁ SER FEITA COM AUTORIZAÇÃO DO AUTOR DO PROJETO.
- HAVENDO DIVERGÊNCIA ENTRE COTA E ESCALA PREVALECE A COTA.
- O PROJETISTA NÃO SE RESPONSABILIZARÁ POR EVENTUAIS ALTERAÇÕES DESTE PROJETO DURANTE SUA EXECUÇÃO. AS DEFINIÇÕES DOS EQUIPAMENTOS APLICADOS NO PROJETO, NÃO DEVEM SER, EM HIPÓTESE ALGUMA, EXTRAPOLADOS SEM PRÉVIA CONSULTA E AUTORIZAÇÃO DO PROJETISTA. RECOMENDAMOS QUE SEJAM UTILIZADOS PRODUTOS DE QUALIDADE E CONFIABILIDADE COMPROVADAS. A QUALIDADE DA INSTALAÇÃO DEPENDE DIRETAMENTE DO MATERIAL UTILIZADO.

REV.	DATA	NOME
CONTROLE DE REVISÃO DO PROJETO		



Engenharia & Arquitetura

Rua João Protti, 322, Sala 708
Centro - Jaraguá do Sul/SC
Email: contato@vsengenharia.com.br
Telefone: (47) 98803-7701 e (47) 99187-7211

RESPONSÁVEL TÉCNICO PROJETO:		EMPREENHIMENTO:	
LUCAS STRINGARI	Assinado de forma digital por LUCAS STRINGARI STINGHEN09090569900	U.B.S. GILSON ENGELMANN	
STINGHEN09090569900	15.2945.0200	HIDRÁULICO	
LUCAS STRINGARI STINGHEN ENG. CIVIL - CREA/SC 152610-8		HID-01	
Proprietário: FUNDO MUNICIPAL DA SAÚDE Local: Rua 807 - Intervil Manske, Box 1514 - Morfina Seford e Rua 1013 - Sem Nome, Três Rios do Norte - Jaraguá do Sul/SC Desenho: Data: Revisão:		Escala: INDICADA LUCAS Data: Revisão: 01	

Modelo bombas e pressurizador	
Pressurizador Schneider	BP-22 2 l e 1 m Mandolito
Bomba de recalque Schneider	BC-21 R 1.14 1.5 CV
Simbologia das colunas	
Tubulação desce e sobe	+
Tubulação desce	-
Tubulação sobe	+
Legenda de condutos	
Água fria	—
Água fria (Redes)	—
Alimentação	—