


Modelo bomba e pressurizador	Simbologia das cotas
Pressurizador Schneider	Tubulação desce e
SP-22 C 1 cv Monofásico	sobe
Bomba de recalque Schneider	Tubulação desce
BC-21 R 1/4 1.5 CV	sobe

Legenda de condutos
Água fria
Água fria (Relevo)
Alimentação

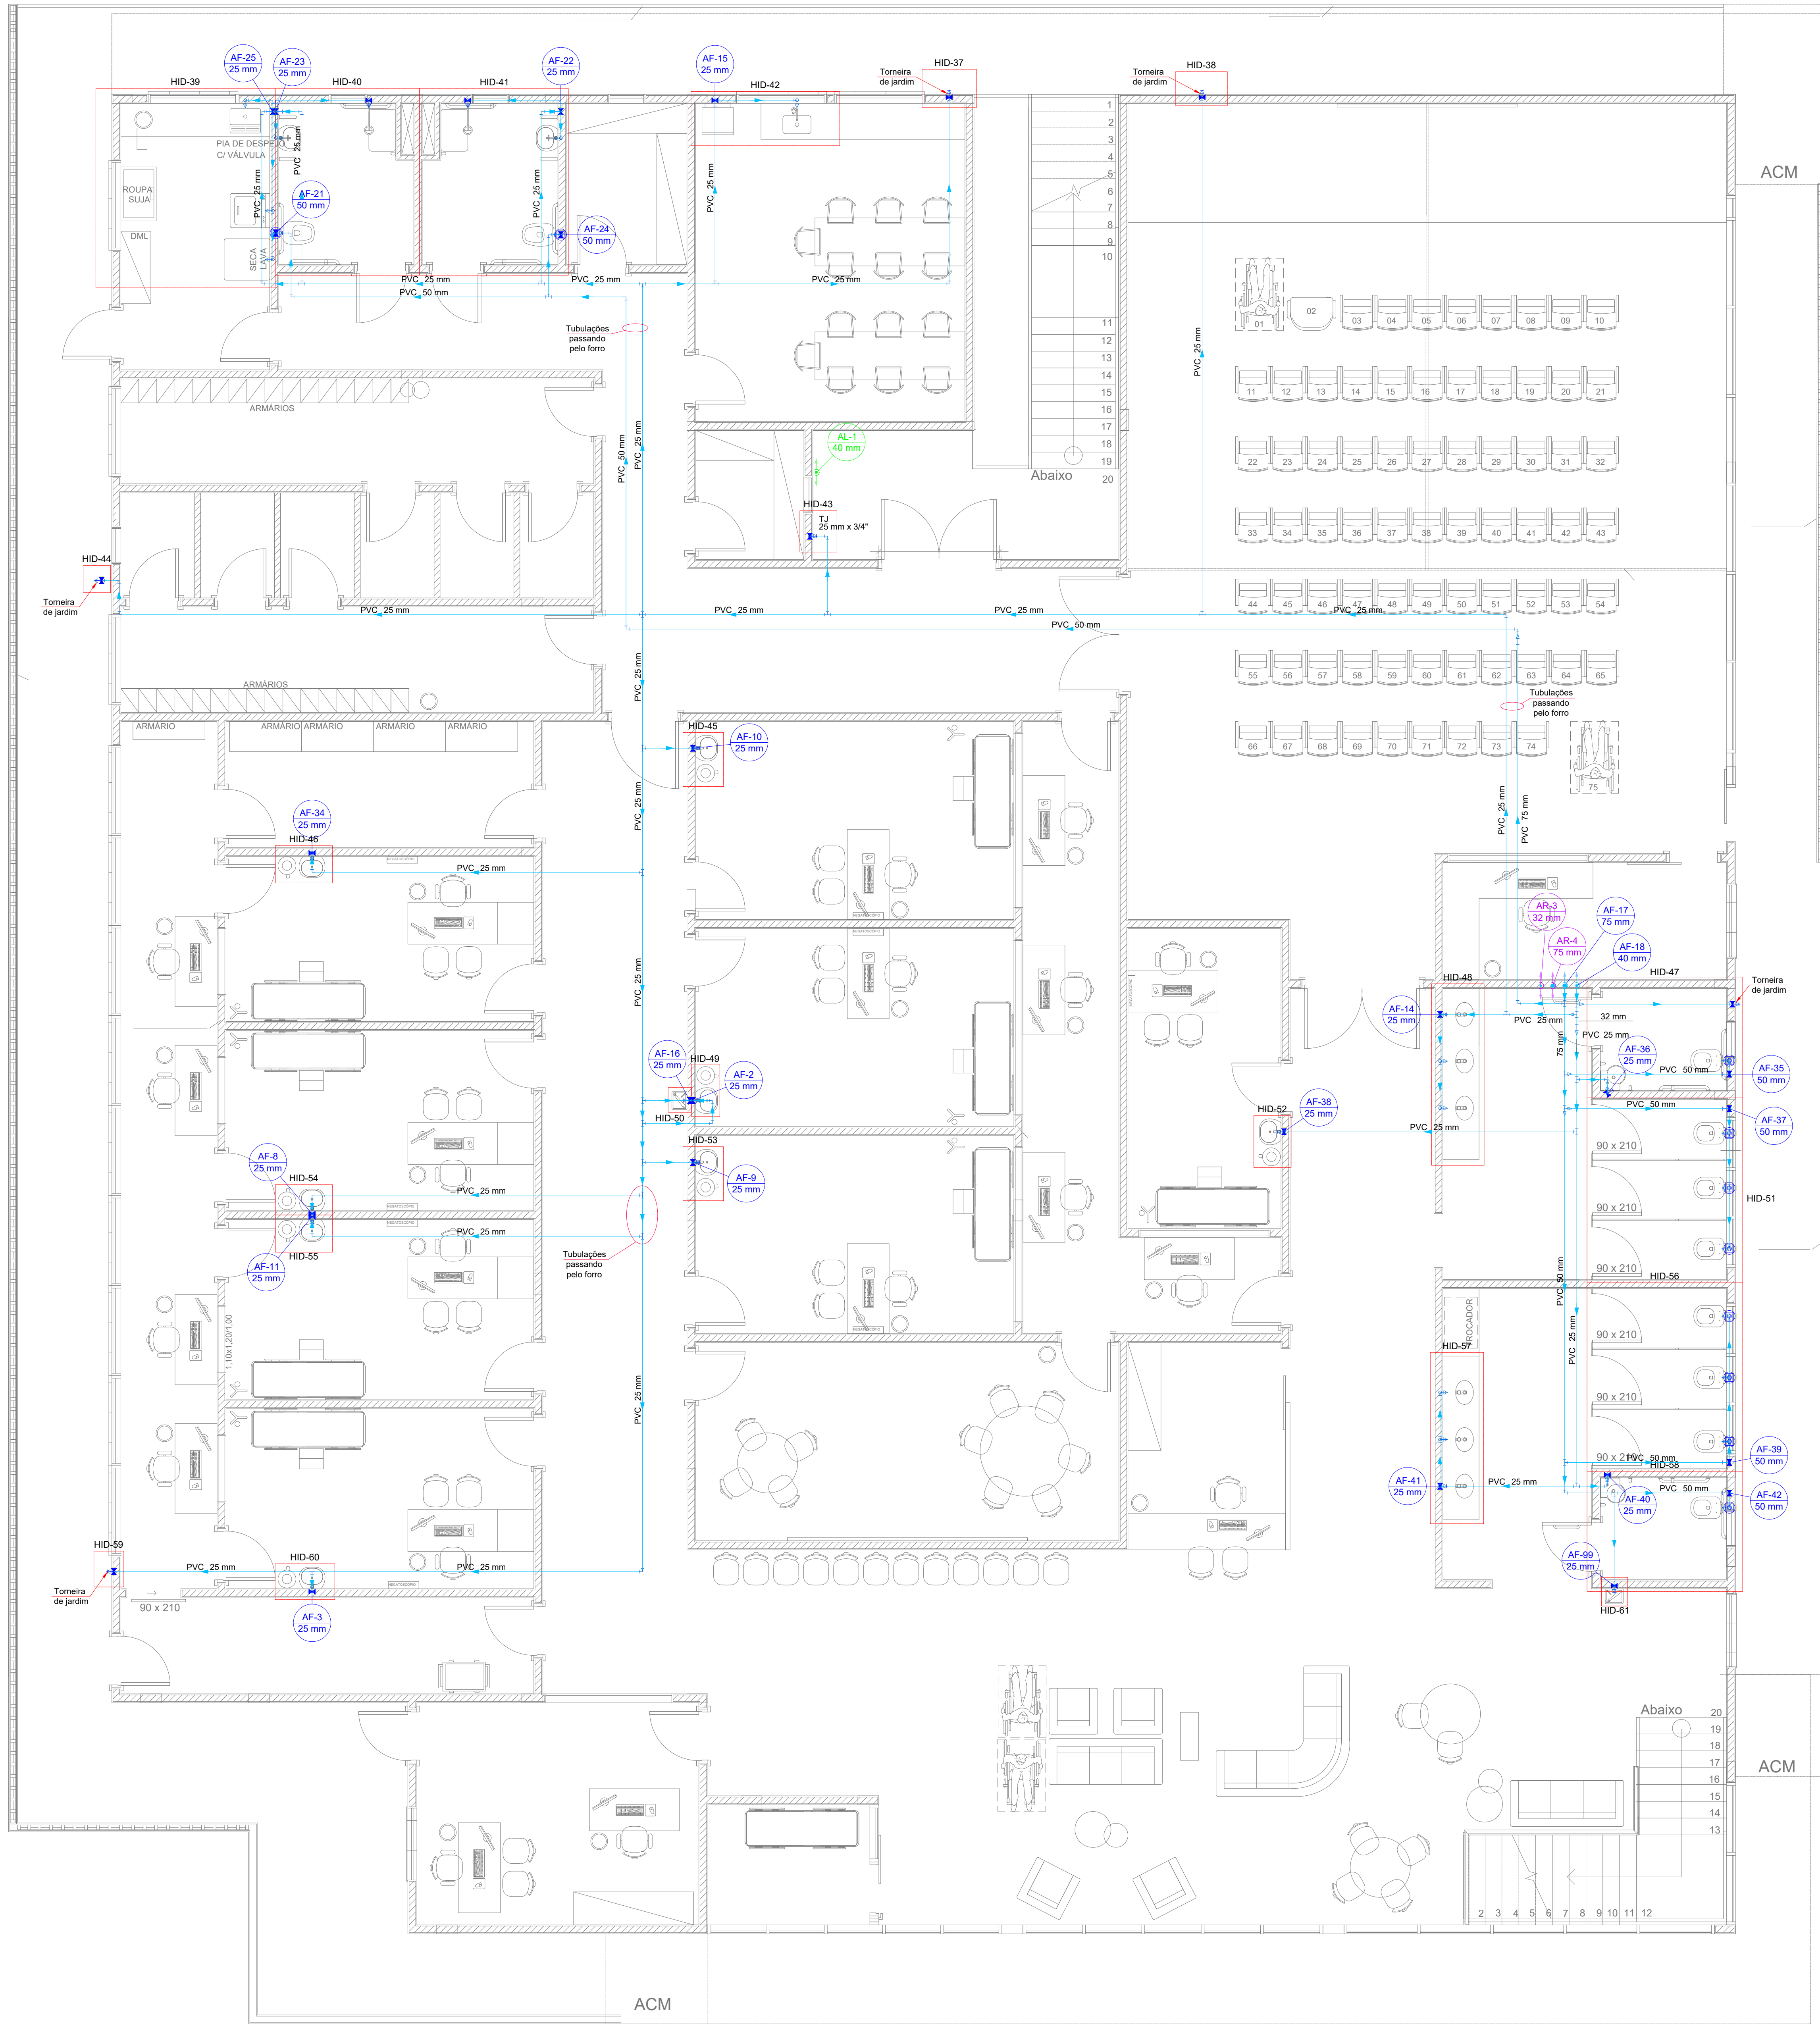

Lista de materiais - SUPERIOR		
Alimentação		
PVC rígido soldável		
Linha soldável	1 pç	
40 mm		
Tubo	3.7 m	
40 mm		
Água fria		
Aparelho		
Bidêtoilette	1 pç	
20mm x 1/2"		
Chuveiro	2 pç	
25mm x 3/4"		
Máquina de Lavar Roupas	2 pç	
25mm x 3/4"		
Tomadeira de Jardim	6 pç	
25mm x 3/4"		
Tomadeira de Pia de Cozinha	2 pç	
25mm - 3/4"		
Tomadeira de lavatório	18 pç	
25 mm - 1/2"		
Vaso Sanitário p/ Válvula de Descarga de 1 1/2"	10 pç	
40mm - 1 1/2"		
Metas		
Registro de gaveta c/ canopla cromada	6 pç	
1 1/2"		
3/4"	23 pç	
Registro de pressão c/ canopla cromada	2 pç	
3/4"		
Válvula de descarga baixa pressão	10 pç	
1 1/2"		
PVC Acessórios		
Bolsa de ligação p/ vaso sanitário	10 pç	
1 1/2"		
Engate flexível plástico	19 pç	
1/2" - 30cm		
Tubo de descarga VDE	10 pç	
38 mm		
Tubo de ligação latão cromado c/ canopla p/ vaso Sa	10 pç	
38 mm		
PVC misto soldável		
Linha soldável c/ rosca		
25 mm - 3/4"	2 pç	
PVC rígido soldável		
Adapt sold curto chobisa-rosca p registro	48 pç	
25 mm - 3/4"		
50 mm - 1 1/2"	22 pç	
Bucha de redução sold. curta	2 pç	
32 mm - 25 mm		
40 mm - 32 mm	1 pç	
Bucha de redução sold. longa	3 pç	
75 mm - 50 mm		
Cruzeta soldável	1 pç	
25 mm		
Joelho 90° soldável	53 pç	
25 mm		
50 mm	21 pç	
75 mm	1 pç	
Linha de corner p/ tubo	1 pç	
25 mm		
Linha de redução soldável	1 pç	
32 mm - 25 mm		
Tubo	220.51 m	
25 mm		
32 mm	0.59 m	
40 mm	3.85 m	
50 mm	65.43 m	
75 mm	12.07 m	
18 90° soldável	26 pç	
25 mm		
32 mm	2 pç	
40 mm	1 pç	
50 mm	6 pç	
75 mm	3 pç	
18 de redução 90° soldável	1 pç	
75 mm - 50 mm		
PVC soldável azul c/ bucha latão		
Joelho 90° soldável com bucha de latão	12 pç	
25 mm - 3/4"		
Joelho de redução 90° soldável com bucha de latão	19 pç	
25 mm - 1/2"		
Água fria (Relevo)		
PVC rígido soldável		
Linha soldável	1 pç	
32 mm		
75 mm	1 pç	
Tubo	3.87 m	
32 mm		
75 mm	3.65 m	

Legenda detalhada - SUPERIOR	
Registro de Pressão com PVC soldável	
Metas	
Registro de pressão c/ canopla cromada	1 pç
3/4"	
PVC misto soldável	
Linha soldável c/ rosca	1 pç
25 mm - 3/4"	
PVC rígido soldável	
Adapt sold curto chobisa-rosca p registro	1 pç
25 mm - 3/4"	
Registro de gaveta c/ canopla cromada	1 pç
3/4"	
PVC rígido soldável	
Adapt sold curto chobisa-rosca p registro	2 pç
25 mm - 3/4"	
Válvula de descarga baixa pressão	1 pç
1 1/2"	
Metas	
Válvula de descarga baixa pressão	1 pç
1 1/2"	
PVC Acessórios	
Bolsa de ligação p/ vaso sanitário	1 pç
1 1/2"	
Tubo de descarga VDE	1 pç
38 mm	
Tubo de ligação latão cromado c/ canopla p/ vaso Sa	1 pç
38 mm	
PVC rígido soldável	
Adapt sold curto chobisa-rosca p registro	1 pç
50 mm - 1 1/2"	

OBSERVAÇÕES:

- * QUALQUER ALTERAÇÃO SOMENTE PODERÁ SER FEITA COM AUTORIZAÇÃO DO AUTOR DO PROJETO.
- * HAVENDO DIVERGÊNCIA ENTRE COTA E ESCALA PREVALECE A COTA.
- * O PROJETISTA NÃO SE RESPONSABILIZA POR EVENTUAIS ALTERAÇÕES DESTE PROJETO DURANTE SUA EXECUÇÃO. AS DEFINIÇÕES DOS EQUIPAMENTOS APLICADOS NO PROJETO, NÃO DEVEM SER, EM HIPÓTESE ALGUMA, EXTRAPOLADOS SEM PRÉVIA CONSULTA E AUTORIZAÇÃO DO PROJETISTA. RECOMENDAMOS QUE SEJAM UTILIZADOS PRODUTOS DE QUALIDADE E CONFIABILIDADE COMPROVADAS. A QUALIDADE DA INSTALAÇÃO DEPENDE DIRETAMENTE DO MATERIAL UTILIZADO.

REV.	DATA	NOME

CONTROLE DE REVISÃO DO PROJETO



PREFEITURA MUNICIPAL DE JARAGUÁ DO SUL
SECRETARIA MUNICIPAL DE SAÚDE
DIRETORIA ADMINISTRATIVA E FINANCEIRA
PROJETOS



Engenharia & Arquitetura

Rua João Proença, 322, Sala 708
Centro - Jaraguá do Sul/SC
Email: contato@vsengenharia.com.br
Telefone: (47) 98803-7701 e (47) 99187-7211

RESPONSÁVEL TÉCNICO PROJETO:		EMPREENHIMENTO:	
LUCAS STRINGARI STINGHEN-09050 5699900		U.B.S. GILSON ENGELMANN	
LUCAS STRINGARI STINGHEN ENG. CIVIL - CREA/SC 152610-8		HIDRÁULICO	
FUND. MUNICIPAL DA SAÚDE Local: Rua 807 - Interdição Marinho, Rua 1514 - Marinho Seforini e Rua 1013 - São Norberto, Três Rios do Norte - Jaraguá do Sul/SC Desenho: LUCAS Data: MARÇO/2023 Revisão: 01		HID-05	

Planta Baixa Superior
Escala 1:50