




Planta Baixa Cobertura p/ reserv. pluvial
Escala 1:50

OBS: Instalar ladrão das caixas d'água com local de saída de água em local visível.

Lista de materiais - COBERTURAS PLUVIAIS	Legenda detalhada - COBERTURAS PLUVIAIS
Alimentação	Registro bruto gaveta ABNT c/PVC soldável
Metais	Metais
Registro de gaveta bruto ABNT 1.14"	Registro de gaveta bruto ABNT 1.14"
PVC rígido soldável	PVC rígido soldável
Adapt sold curto c/boia-rosca p registro 40 mm - 1.14"	Adapt sold curto c/boia-rosca p registro 40 mm - 1.14"
Joelho 90° soldável 40 mm	Joelho 90° soldável 40 mm
Tubos 40 mm	Tubos 40 mm
16 90 soldável 40 mm	16 90 soldável 40 mm
Água fria	Água fria
PVC rígido soldável	PVC rígido soldável
Joelho 90° soldável 60 mm	Joelho 90° soldável 60 mm
Linha soldável 40 mm	Linha soldável 40 mm
75 mm 40 mm	75 mm 40 mm
Tubos 40 mm	Tubos 40 mm
60 mm 12.15 m	60 mm 12.15 m
75 mm 0.21 m	75 mm 0.21 m
Reservatório cilíndrico	Reservatório cilíndrico
Poliétileno 1500 L	Poliétileno 1500 L
Água fria (Reuso)	Água fria (Reuso)
Metais	Metais
Registro esfera VS compacto soldável PVC 25 mm	Registro esfera VS compacto soldável PVC 25 mm
Válvula de Esfera 2 1/2"	Válvula de Esfera 2 1/2"
PVC rígido soldável	PVC rígido soldável
Adapt sold curto c/boia-rosca p registro 75 mm - 2 1/2"	Adapt sold curto c/boia-rosca p registro 75 mm - 2 1/2"
Joelho 90° soldável 32 mm	Joelho 90° soldável 32 mm
75 mm 6 pç	75 mm 6 pç
Tubos 32 mm	Tubos 32 mm
4.71 m	4.71 m
75 mm 3.2 m	75 mm 3.2 m

OBS: Instalar ladrão das caixas d'água com local de saída de água em local visível.

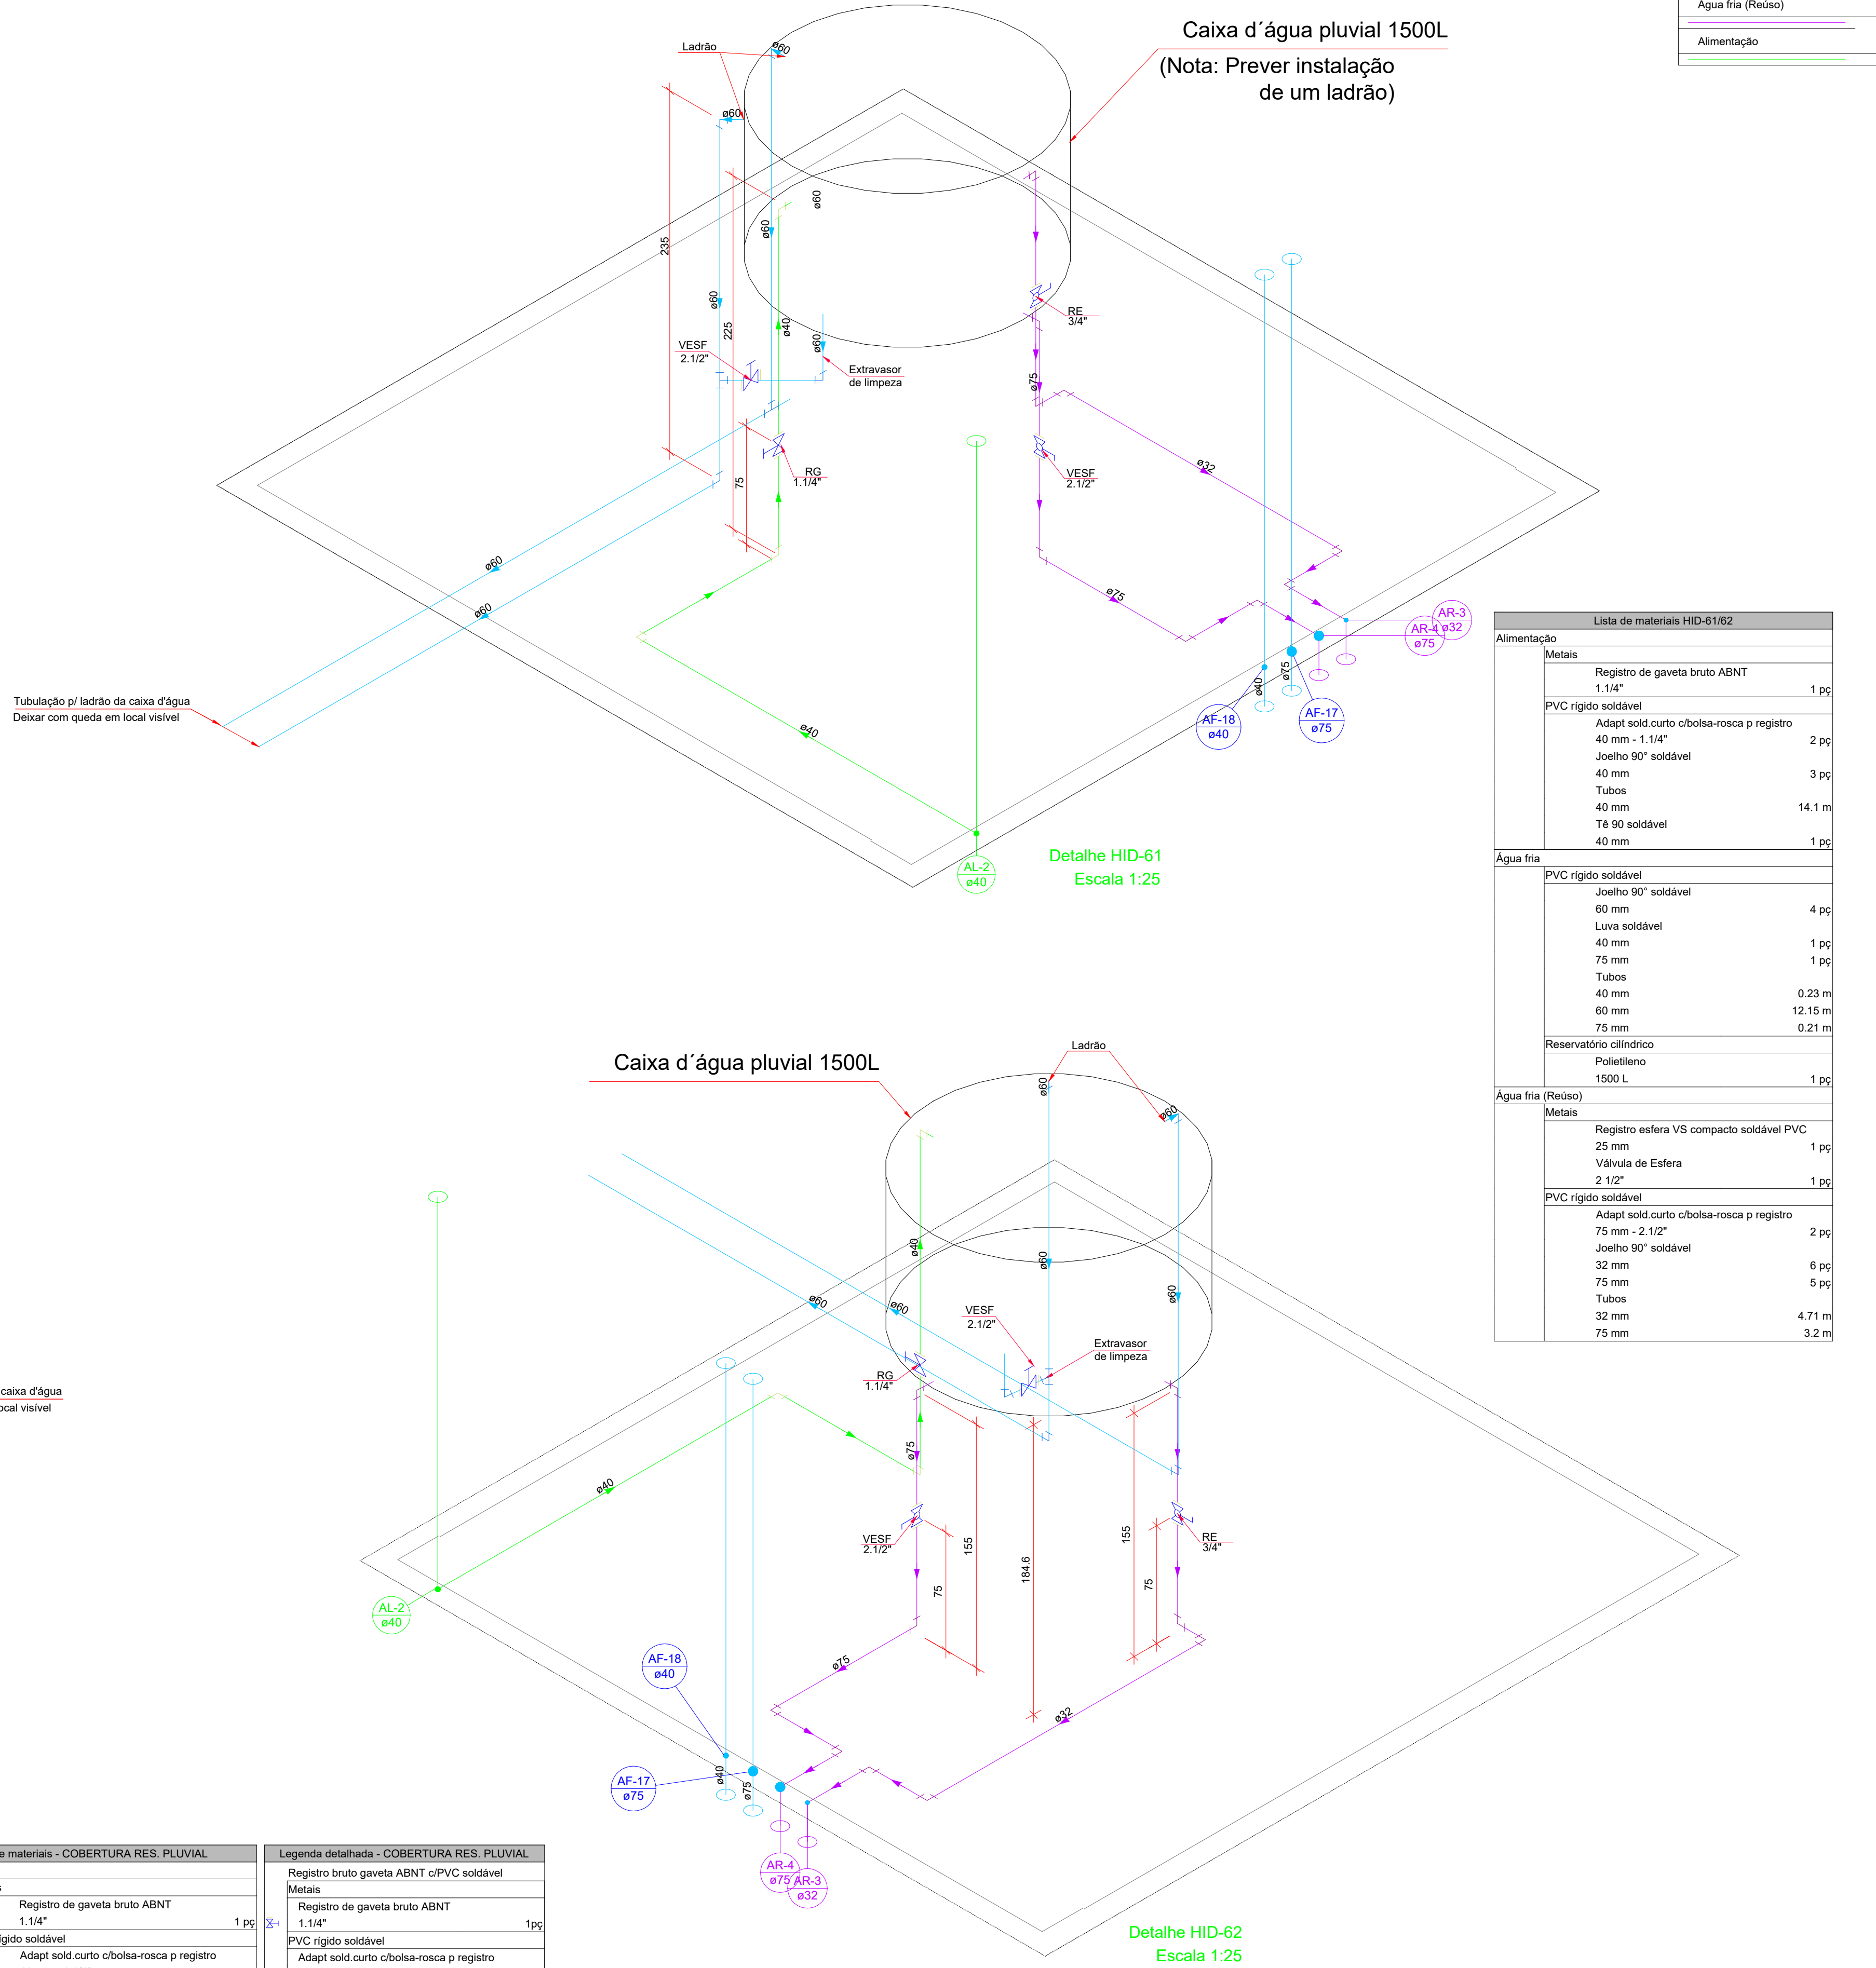

OBSERVAÇÕES:

- * QUALQUER ALTERAÇÃO SOMENTE PODERÁ SER FEITA COM AUTORIZAÇÃO DO AUTOR DO PROJETO.
- * HAVENDO DIVERGÊNCIA ENTRE COTA E ESCALA PREVALECE A COTA.
- * O PROJETISTA NÃO SE RESPONSABILIZARÁ POR EVENTUAIS ALTERAÇÕES DESTE PROJETO DURANTE SUA EXECUÇÃO. AS DEFINIÇÕES DOS EQUIPAMENTOS APLICADOS NO PROJETO, NÃO DEVEM SER, EM HIPÓTESE ALGUMA, EXTRAPOLADOS SEM PRÉVIA CONSULTA E AUTORIZAÇÃO DO PROJETISTA. RECOMENDAMOS QUE SEJAM UTILIZADOS PRODUTOS DE QUALIDADE E CONFIABILIDADE COMPROVADAS. A QUALIDADE DA INSTALAÇÃO DEPENDE DIRETAMENTE DO MATERIAL UTILIZADO.

REV.	DATA	NOME
CONTROLE DE REVISÃO DO PROJETO		
 PREFEITURA MUNICIPAL DE JARAGUÁ DO SUL SECRETARIA MUNICIPAL DE SAÚDE DIRETORIA ADMINISTRATIVA E FINANCEIRA PROJETOS		
 Engenharia & Arquitetura Rua João Proença, 322, Sala 708 Centro - Jaraguá do Sul/SC Email: contato@vsengenharia.com.br Telefone: (47) 98803-7701 e (47) 99187-7211		
RESPONSÁVEL TÉCNICO PROJETO:		
LUCAS STRINGARI STINGHEN-0905 0569900 Assinado por LUCAS STINGHEN Data: 2023.03.16 15:31:58 -03'00'		
LUCAS STRINGARI STINGHEN ENG. CIVIL - CREA/SC 152610-8		
EMPREENHIMENTO:		
U.B.S. GILSON ENGELMANN		
HIDRÁULICO		
FUNDAMENTO DA SAÚDE Local: Rua 807 - Intervalo Maratona, Rua 1514 - Maratona Seforim e Rua 1013 - São Norberto, Três Rios do Norte - Jaraguá do Sul/SC Desenho: LUCAS Data: MARÇO/2023 Revisão: 01		
HID-08		