


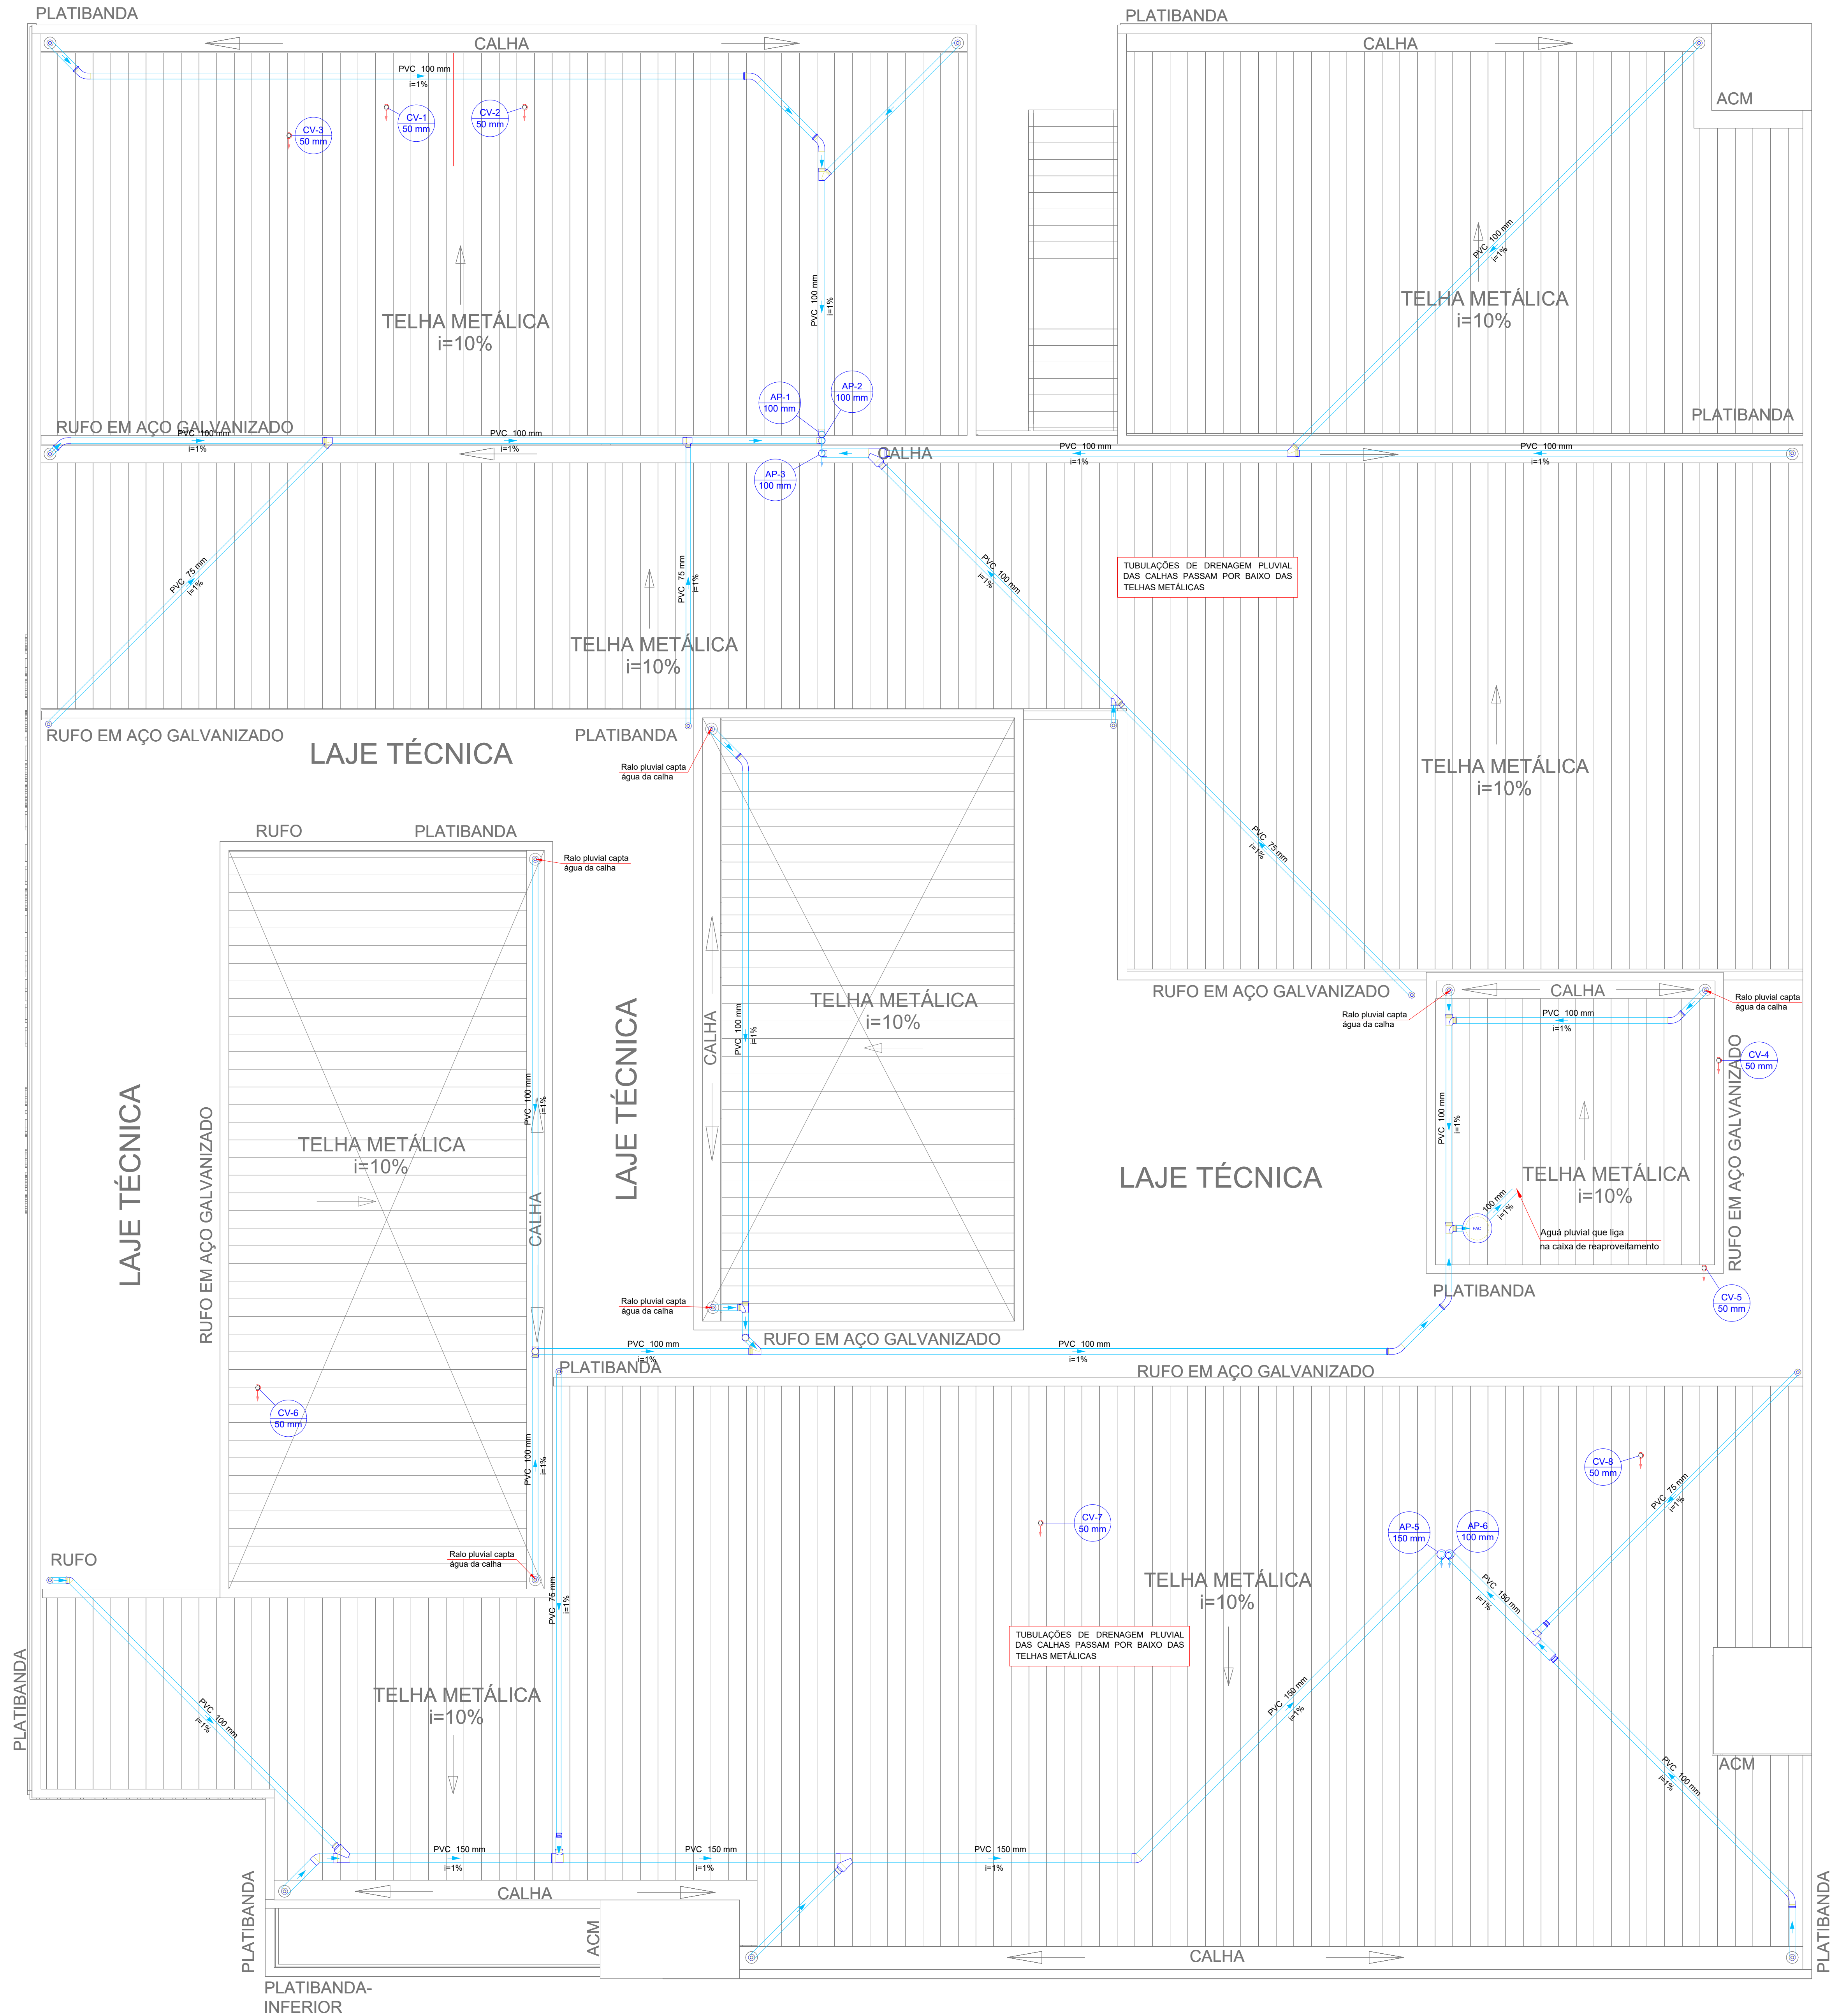

Lista de materiais - COBERTURA RES: PLUVIAL		Legenda detalhada - COBERTURA RES: PLUVIAL	
Pluvial	Filtro de água da chuva	Curva 45 longa para Esgoto Sanitário	
	Residencial	PVC Esgoto	
	Até 600m²	Curva 45 longa	1pc
	PVC Acessórios	Curva 90 curta-columa	1pc
	Grelha quadr. p/ ralo de terraço - cr. sifo.	PVC Esgoto	
	100 mm	Curva 90 curta	1pc
	Ralo corpo caixa seca	100 mm	
	100x100x40mm	Filtro de água da chuva	
	PVC Esgoto	Residencial	
	Curva 45 longa	Até 600m²	1pc
Ventilação	Curva 90 curta	Joelho 45	
	100 mm	PVC Esgoto	
	Joelho 45	Joelho 45	1pc
	100 mm	Joelho 90	
	Joelho 90	Joelho 90-columa	
	100 mm	PVC Esgoto	
	Joelho 90	Joelho 90	1pc
	Junção simples	Junção simples	
	100 mm - 75 mm	Junção simples	1pc
	100 mm - 100 mm	Junção simples c/ redução	
Ventilação	Redução exotécnica	PVC Esgoto	
	100 mm - 75 mm	100 mm - 100 mm	1pc
	150 mm - 100 mm	Junção simples	
	Tubo PVC porta-bolsa c/ virola	150 mm	1pc
	100 mm - 4"	Redução exotécnica	
	150 mm - 6"	150 mm - 100 mm	1pc
	Tubo rígido c/ ponta lisa	140.89 m	
	100 mm - 4"	23.99 m	
	150 mm - 6"	32.28 m	
	Te sanitário	100 mm	1pc
Ventilação	100 mm - 100 mm	4 pc	
	100 mm - 75 mm	1 pc	
	150 mm - 100 mm	2 pc	
	PVC Esgoto	Terminal de ventilação	
	50 mm	8 pc	
	Tubo rígido c/ ponta lisa	29.41 m	
	50 mm - 2"	Te sanitário	
	PVC Esgoto	Te sanitário	
	100 mm - 100 mm	1pc	
	Te sanitário- superior	PVC Esgoto	

Planta Baixa Cobertura
Escala 1:50


OBSERVAÇÕES:

- * QUALQUER ALTERAÇÃO SOMENTE PODERÁ SER FEITA COM AUTORIZAÇÃO DO AUTOR DO PROJETO.
- * HAVENDO DIVERGÊNCIA ENTRE COTA E ESCALA PREVALECE A COTA.
- * O PROJETISTA NÃO SE RESPONSABILIZARÁ POR EVENTUAIS ALTERAÇÕES DESTE PROJETO DURANTE SUA EXECUÇÃO. AS DEFINIÇÕES DOS EQUIPAMENTOS APLICADOS NO PROJETO, NÃO DEVEM SER, EM HIPÓTESE ALGUMA, EXTRAPOLADOS SEM PRÉVIA CONSULTA E AUTORIZAÇÃO DO PROJETISTA. RECOMENDAMOS QUE SEJAM UTILIZADOS PRODUTOS DE QUALIDADE E CONFIABILIDADE COMPROVADAS. A QUALIDADE DA INSTALAÇÃO DEPENDE DIRETAMENTE DO MATERIAL UTILIZADO.

REV.	DATA	NOME
CONTROLE DE REVISÃO DO PROJETO		



PREFEITURA MUNICIPAL DE JARAGUÁ DO SUL
SECRETARIA MUNICIPAL DE SAÚDE
DIRETORIA ADMINISTRATIVA E FINANCEIRA
PROJETOS

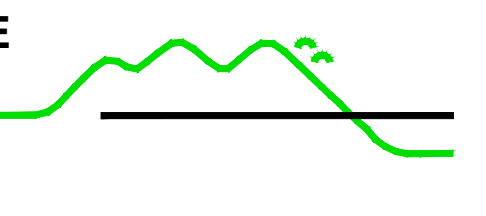

Engenharia & Arquitetura

RESPONSÁVEL TÉCNICO-PROJETO:

LUCAS STRINGARI
STINGHEN/090505 STINGHEN/090505990
69900

LUCAS STRINGARI STINGHEN
ENG. CIVIL - CREA/SC 152610-8

EMPREENHIMENTO:

U.B.S. GILSON ENGELMANN

SANITÁRIO

Projetado: FUNDO MUNICIPAL DA SAÚDE
Local: Rua 807 - Interdi Marinko, Rua 1514 - Martins Seforini e Rua 1013 - São Norberto, Vila Rosa do Norte - Jaraguá do Sul/SC
Desenhado: LUCAS
Data: MARÇO/2023
Revisado: 01

Assinado de forma digital por LUCAS STRINGARI
STINGHEN/090505 STINGHEN/090505990
Data: 2023.03.16 13:35:24 -03'00'

Indicada: arquivo
Folha nº: SAN-06