




01 PLANTA BAIXA TÉRREO
ESCALA: 1/50


Lista de materiais - Térreo		
Alimentação		
Ferro maleável classe 10		
Colar de tomada de F"		
1 1/2"	1 pç	
União c/ cotovelo ass Fe con lon ma-fe		
1.1/2"	3 pç	
Metais		
Registro de esfera		
1 1/2"	2 pç	
Registro esfera VS compacto soldável PVC		
20 mm	1 pç	
Registro esfera borboleta bruto PVC		
1/2"	1 pç	
PVC misto soldável		
Joelho 90 soldável c/ rosca		
20 mm - 1/2"	3 pç	
PVC rígido roscável		
Tubos		
1/2"	0.28 m	
PVC rígido soldável		
Adapt sold.corto c/bolsa-rosca p registro		
20 mm - 1/2"	1 pç	
Joelho 90° soldável		
20 mm	8 pç	
Tubos		
20 mm	6.53 m	
Água fria		
Aparelho		
Ducha higiênica		
25mm x 1/2"	6 pç	
Torneira de Pia de Cozinha		
25mm - 3/4"	3 pç	
Torneira de Tanque de Lavar		
25mmx 3/4"	1 pç	
Torneira de lavatório		
25 mm - 1/2"	10 pç	
Vaso Sanitário c/ cx. acoplada		
1/2"	6 pç	
Metais		
Registro de gaveta c/ canopla cromada		
3/4"	13 pç	
PVC Acessórios		
Engate flexível cobre cromado com canopla		
1/2 - 30cm	6 pç	
Engate flexível plástico		
1/2 - 30cm	10 pç	
PVC rígido soldável		
Adapt sold.corto c/bolsa-rosca p registro		
25 mm - 3/4"	26 pç	
Joelho 90° soldável		
25 mm	30 pç	
Tubos		
25 mm	47.21 m	
Tê 90 soldável		
25 mm	12 pç	
União soldável		
25 mm	13 pç	
PVC soldável azul c/ bucha latão		
Joelho 90° soldável com bucha de latão		
25 mm - 3/4"	4 pç	
Joelho de redução 90° soldável com bucha de latão		
25 mm - 1/2"	21 pç	
Tê red 90 sold c/ bucha latão B central		
25 mm - 1/2"	1 pç	

Legenda - Térreo	
	Alimentador Predial
	Hidrômetros
	Registro de gaveta c/canopla cromada c/PVC soldável
	Registro esfera VS compacto soldável


Legenda de condutos - Térreo	
	Água fria
	Alimentação

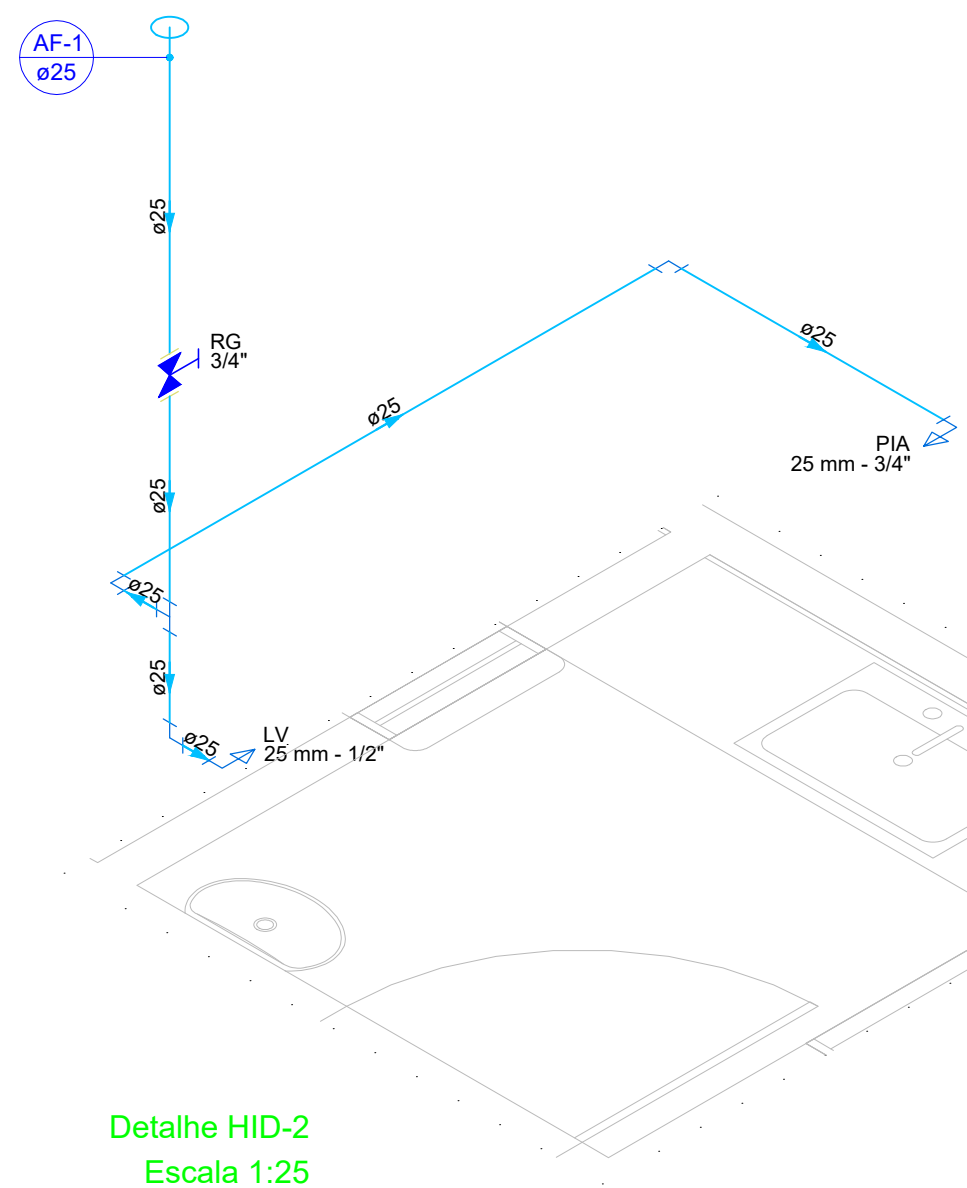

Detalhe HID-2
Escala 1:25

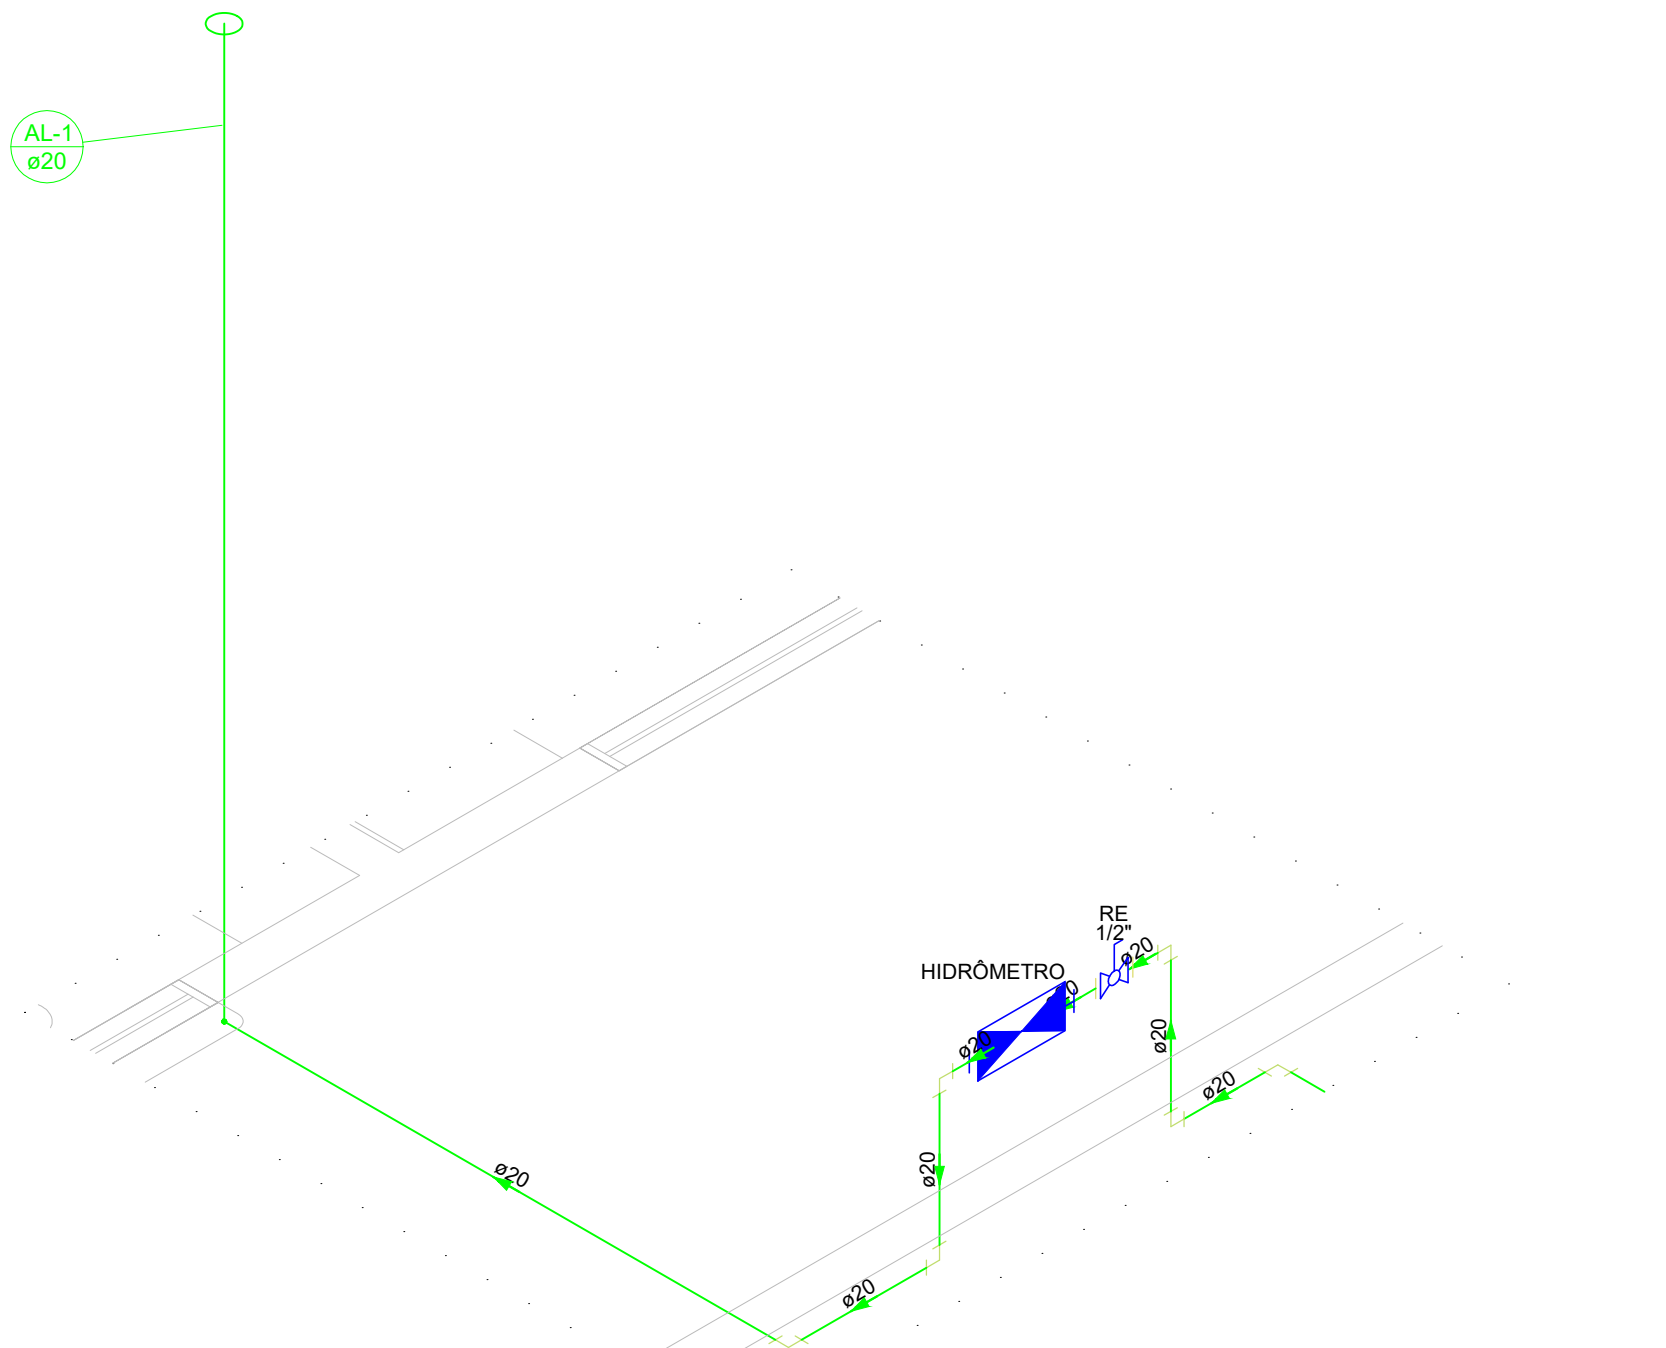

Detalhe HID-14
Escala 1:25

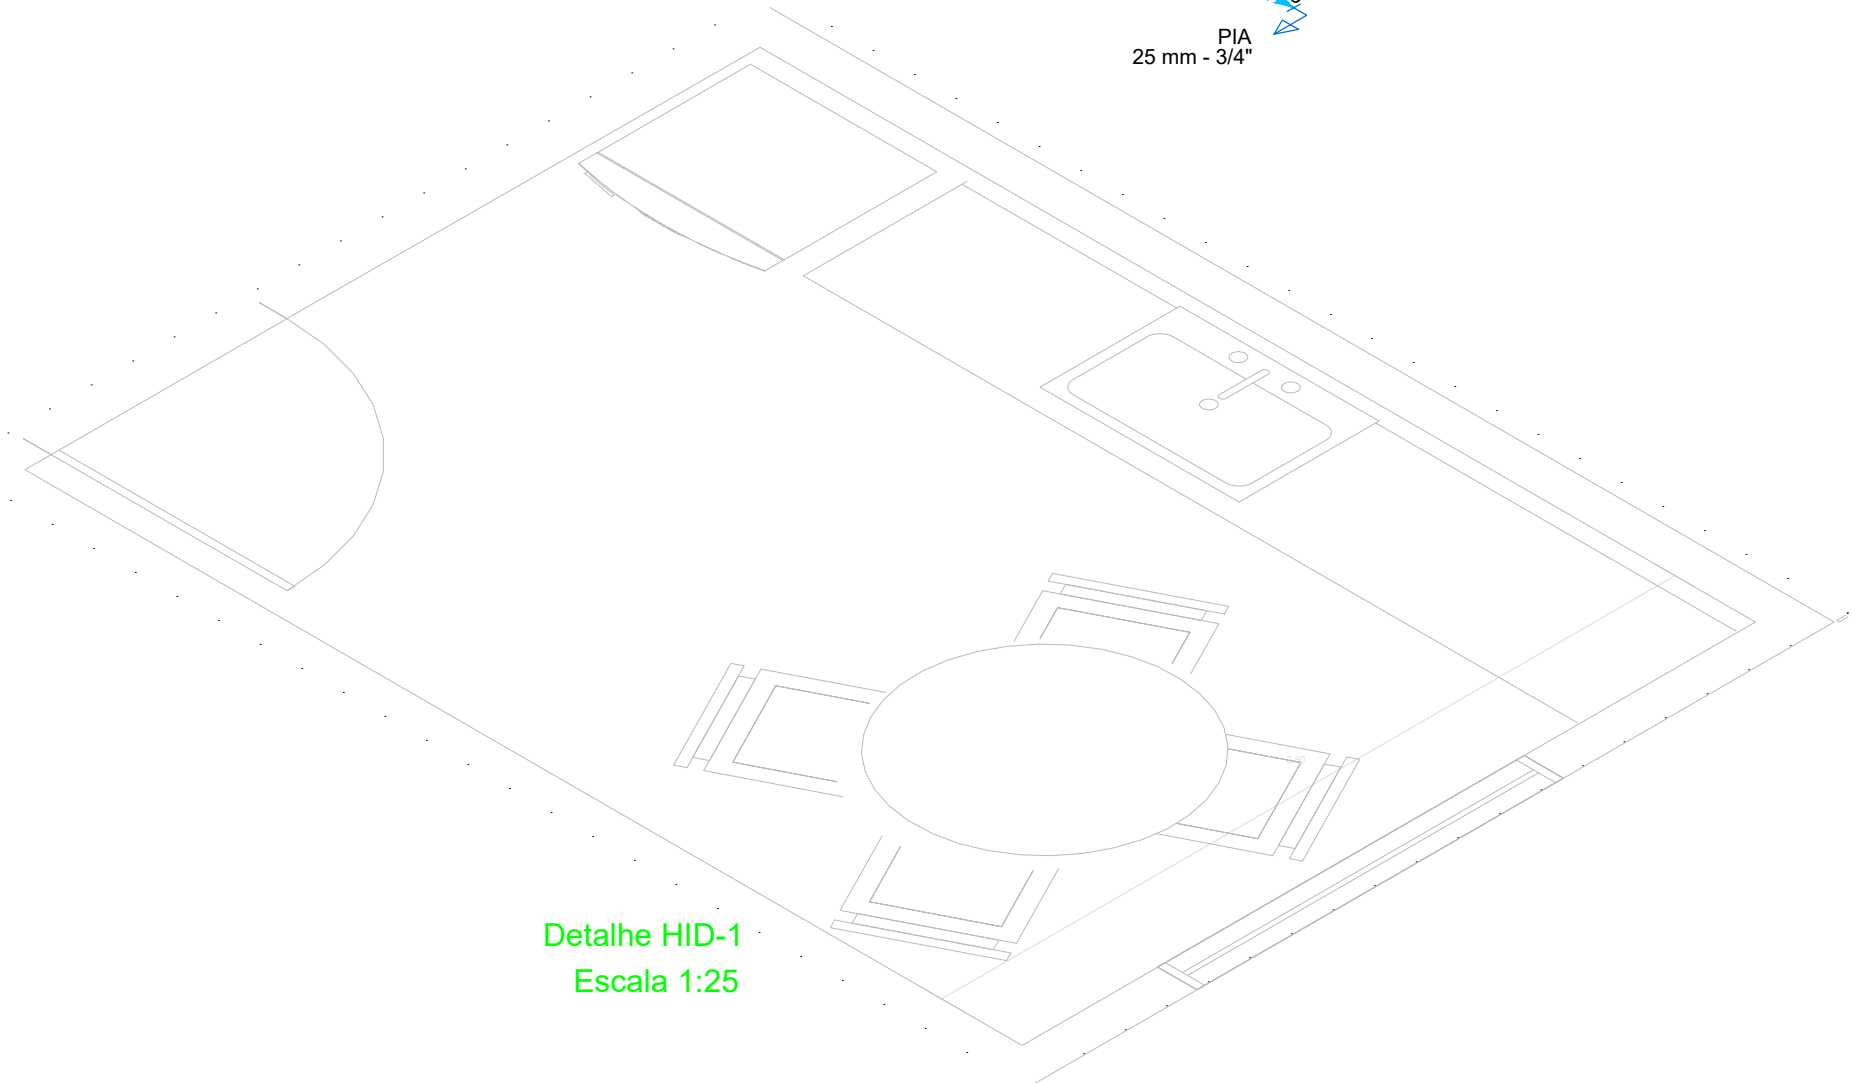

Detalhe HID-1
Escala 1:25



PREFEITURA DE FEIRA DE SANTANA
Secretaria de Planejamento
Avenida Sampaio 344 Centro
Feira de Santana - Ba - Tel. 75 3602-8352

NOME DO PROJETO
POSTO DE SAÚDE DE JAGUARA

REFERÊNCIA
PROJETO HIDRÁULICO
Térreo - Planta Baixa e Detalhes Isométricos

PRANCHAS Nº
HID 01/04

ENDEREÇO
Distrito de Jaguara

DATA
DEZ/2025

ESCALA
Como Indicado

REVISÃO
001

RESPONSÁVEL TÉCNICO
MATHEUS CARDOSO SANTOS
DESENHO
ALISSON CARNEIRO OLIVEIRA

ARQUIVO