


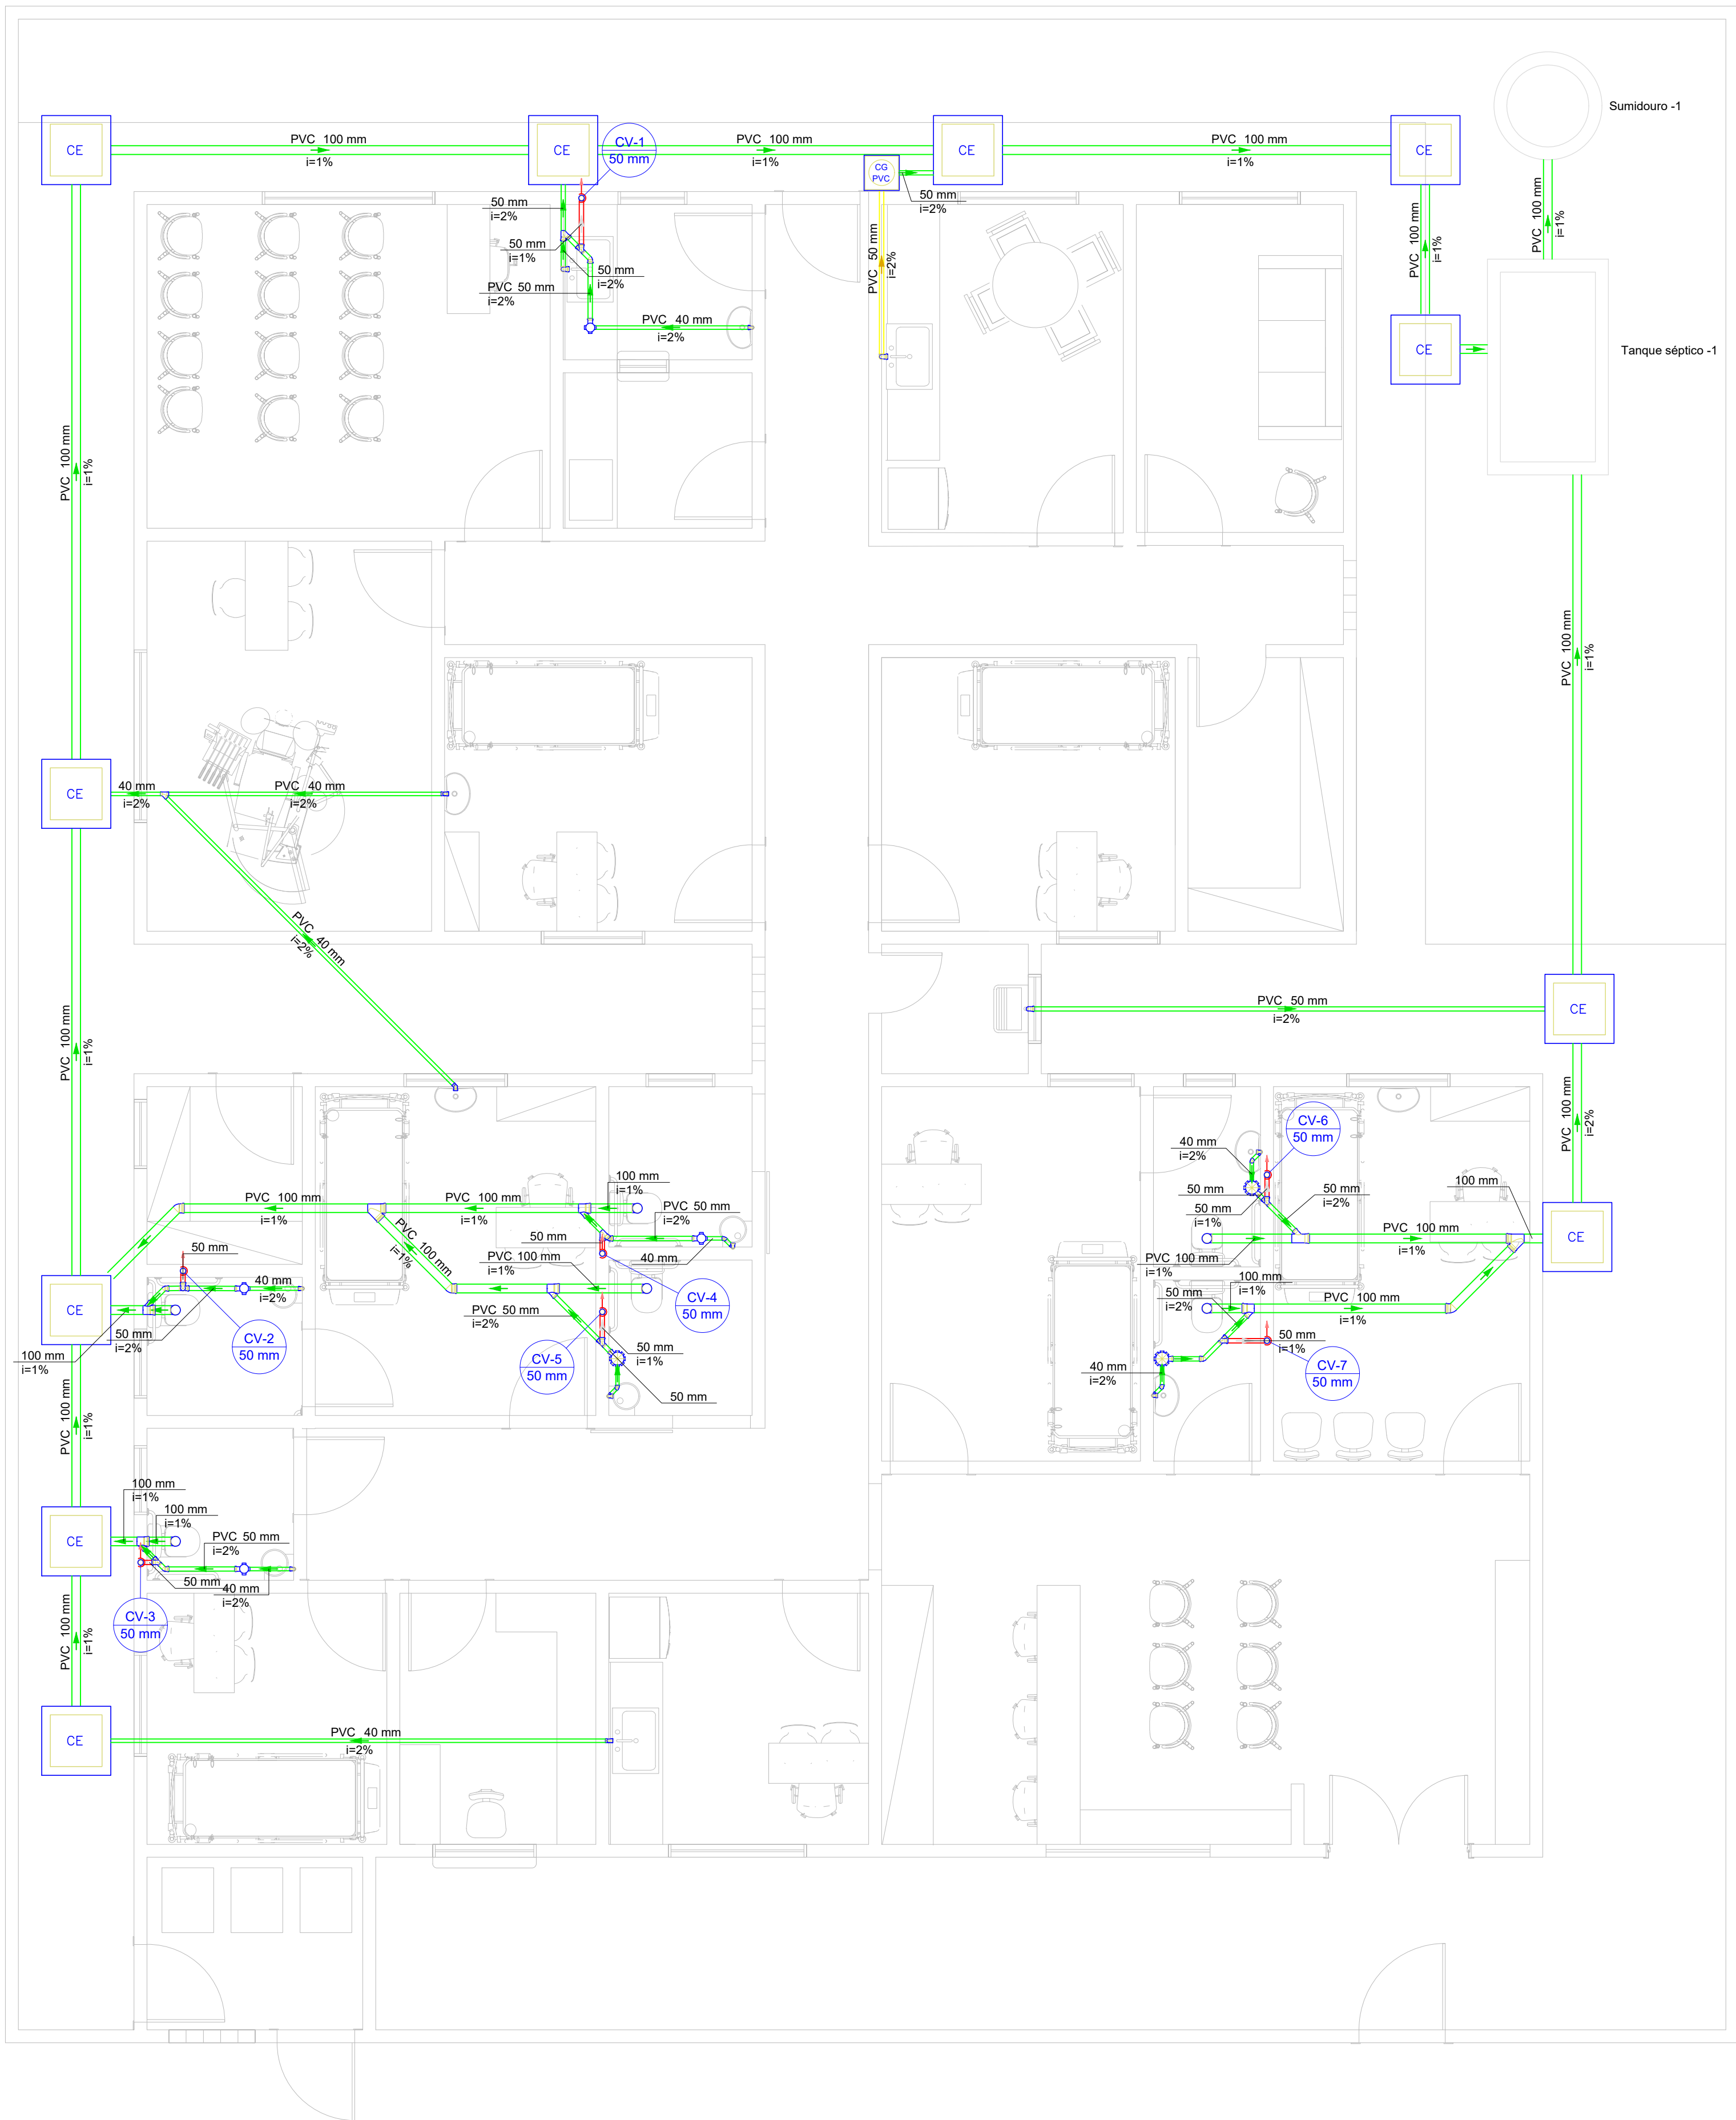


01 PLANTA BAIXA TÉRREO
ESCALA: 1/50


Lista de materiais	
Esgoto	
Caixas de Passagem	
Caixa de inspeção esgoto simples CE- 60x60 cm	11 pç
PVC Acessórios	
Caixa sifonada 100x100x50	4 pç
150x150x50	3 pç
Sifão de copo p/ pia e lavatório 1" - 1.1/2"	9 pç
1" - 2"	3 pç
Válvula p/ lavatório e tanque 1"	9 pç
Válvula p/ pia 1"	3 pç
PVC Esgoto	
Curva 90 curta 40 mm	9 pç
Joelho 45 100 mm	3 pç
40 mm	4 pç
50 mm	5 pç
Joelho 90 100 mm	7 pç
50 mm	6 pç
Joelho 90 c/anel p/ esgoto secundário 40 mm - 1.1/2"	9 pç
Junção invertida 100 mm x 50 mm	1 pç
Junção simples 100 mm - 50 mm	5 pç
100 mm- 100 mm	2 pç
40 mm x 40 mm	1 pç
50 mm - 50 mm	1 pç
Tubo rígido c/ ponta lisa 100 mm - 4"	58.94 m
40 mm	24.28 m
50 mm - 2"	16.06 m
Unidades de tratamento	
Alça Ferro	2 pç
Argamassa	
Argamassa	0.21 m³
Brita nº3	0.21 m³
Concreto	1.91 m³
Tampa	
Hermética	2 pç
Tijolo	
Furado	108 pç
Esgoto (Gordura)	
Caixas de Passagem	
Caixa de gordura PVC CG 30 cm	1 pç
PVC Acessórios	
Sifão de copo p/ pia e lavatório 1" - 1.1/2"	1 pç
Válvula p/ lavatório e tanque 1"	1 pç
PVC Esgoto	
Curva 90 curta 40 mm	1 pç
Joelho 90 c/anel p/ esgoto secundário 40 mm - 1.1/2"	1 pç
Tubo rígido c/ ponta lisa 40 mm	0.6 m
50 mm - 2"	2.13 m
Ventilação	
PVC Esgoto	
Joelho 90 50 mm	13 pç
Junção simples 50 mm - 50 mm	1 pç
Tubo rígido c/ ponta lisa 50 mm - 2"	2.25 m
Tê sanitário 50 mm - 50 mm	6 pç

Legenda de condutos	
Esgoto	
Esgoto (Gordura)	
Ventilação	


Legenda	
CE	Caixa Sifonada
CE	Caixas Inspeção Esgoto Simples
CG PVC	Caixas de Gordura
Joelho 45	
Joelho 90- coluna	
Junção invertida	
Junção simples	
Lavatório Residencial com sifão	
Pia de Cozinha Residencial com Sifão 50mm	
Ramais de Ventilação	
Vaso Sanitário c/ J90°	

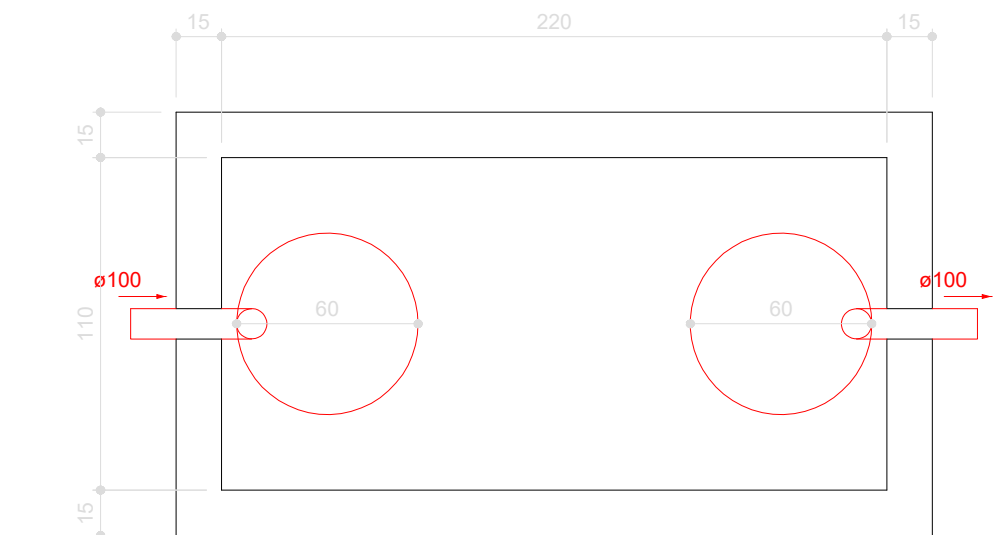


Tanque séptico
Planta baixa - ESC. 1:25

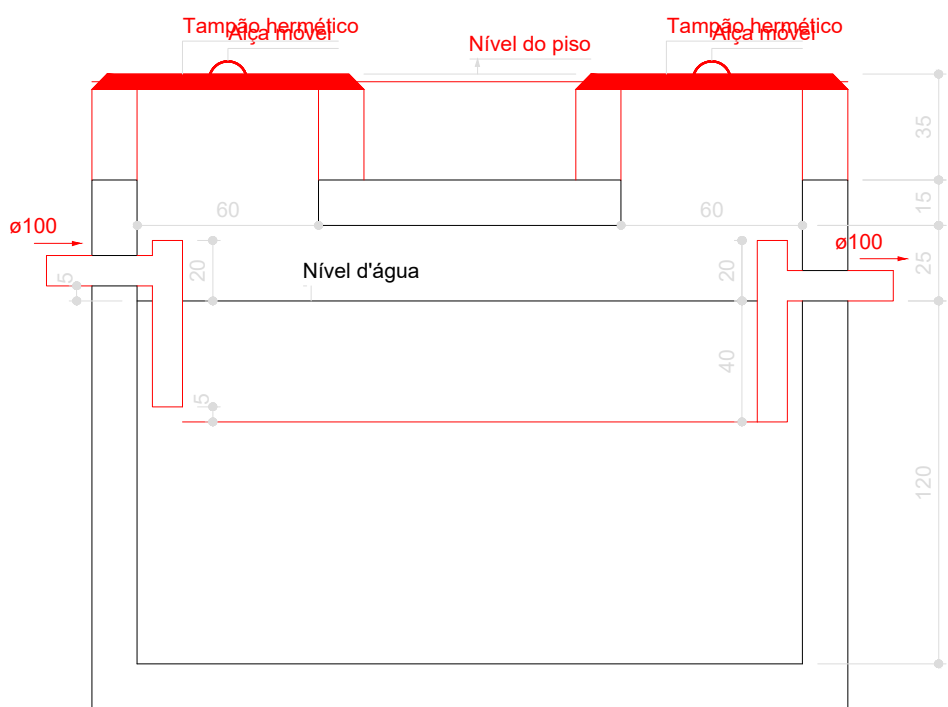

Tanque séptico
Corte 1 - ESC. 1:25

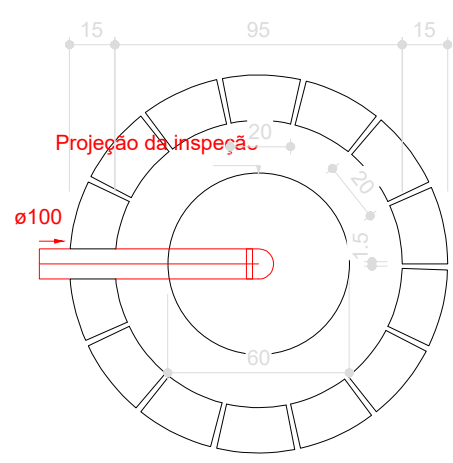

Sumidouro
Planta baixa - ESC. 1:25

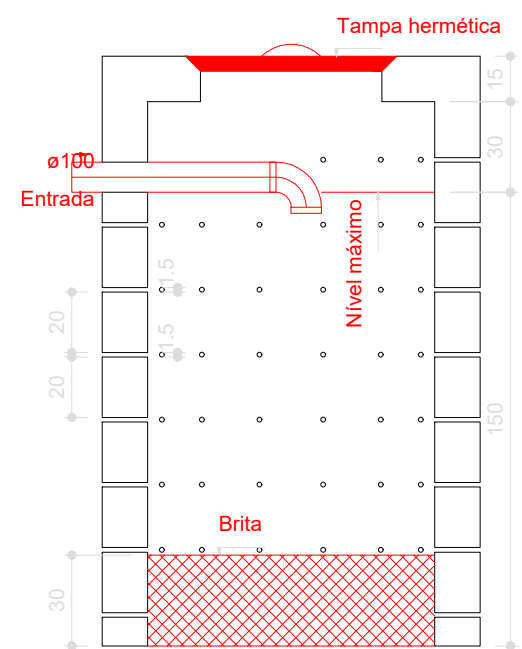

Sumidouro
Corte 1 - ESC. 1:25



PREFEITURA DE FEIRA DE SANTANA
Secretaria de Planejamento
Avenida Sampaio 344 Centro
Feira de Santana - Ba - Tel. 75 3602-8352

NOME DO PROJETO
POSTO DE SAÚDE DE JAGUARA

REFERÊNCIA
PROJETO SANITÁRIO
Térreo - Planta Baixa e Detalhes

PRANCHAS Nº
SAN 01/01

ENDEREÇO
Distrito de Jaguara

DATA
DEZ/2025

ESCALA
Como Indicado

REVISÃO
001

RESPONSÁVEL TÉCNICO
MATHEUS CARDOSO SANTOS
DESENHO
ALISSON CARNEIRO OLIVEIRA

ARQUIVO