




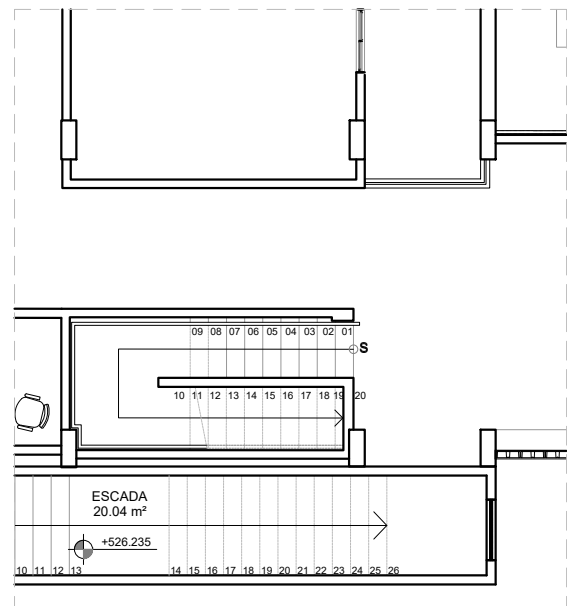

07 PLANTA BAIXA INFERIOR ATUAL BP
ESCALA 1/100

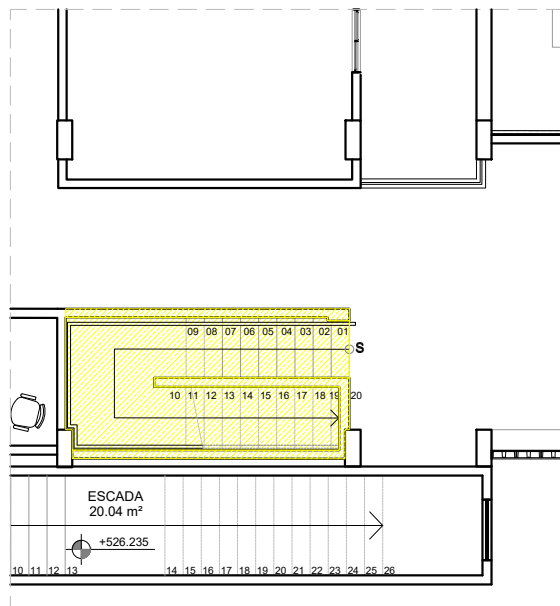

08 PLANTA BAIXA INFERIOR DE REFORMA
ESCALA 1/100

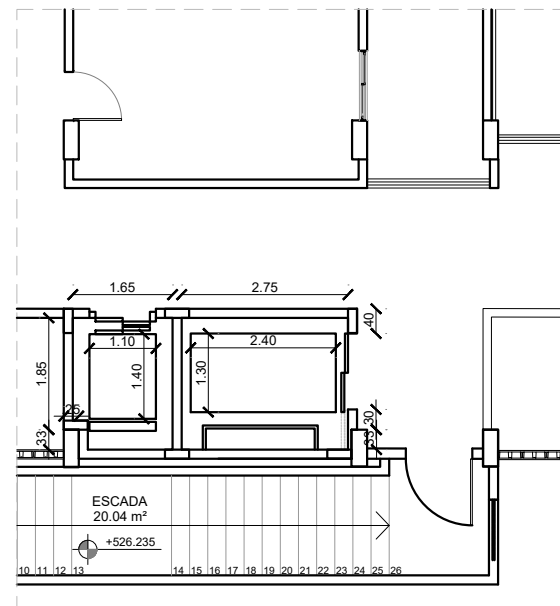

09 PLANTA BAIXA INFERIOR FINAL BP
ESCALA 1/100

ACABAMENTOS

- Piso interno dos elevadores em manta vinílica hospitalar
- Forro e revestimento de paredes em chapa de aço inoxidável AISI 304
- Bate-macas em aço inox com altura de 20cm, sendo instalados, em sua extremidade inferior, a 75cm do piso
- Luminárias embutidas
- Espelho auxiliar convexo
- Espelho na parede de fundo
- Forra e soleira em granito cinza corumbá


OBSERVAÇÕES

Os serviços de instalação dos elevadores incluem:


- Ajustes nas redes hidrossanitária e pluvial;
- Adequações no telhado;

LEGENDA


- DEMOLIR
- CONSTRUIR
- PROJEÇÃO DO FOSSO DO ELEVADOR

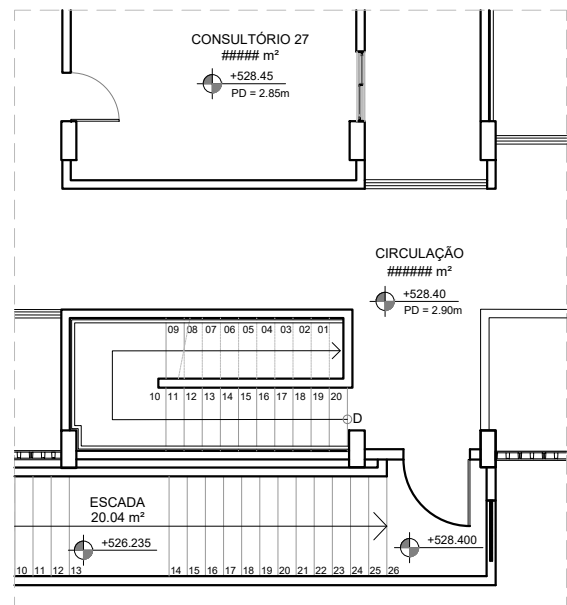


10 PLANTA BAIXA SUPERIOR ATUAL BP
ESCALA 1/100

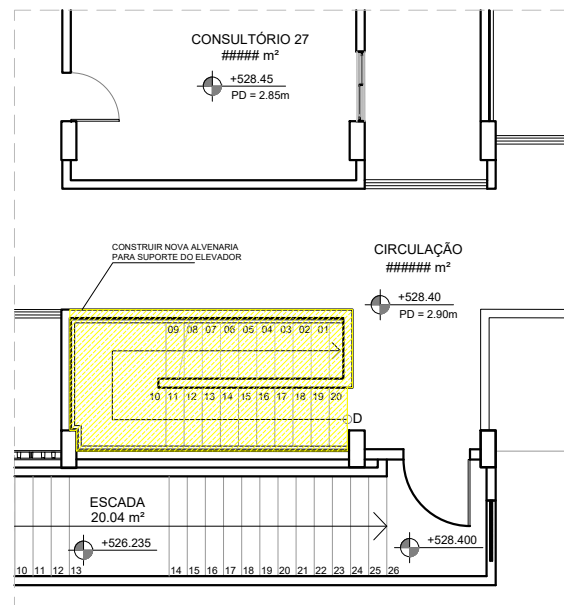

11 PLANTA BAIXA SUPERIOR DE REFORMA
ESCALA 1/100

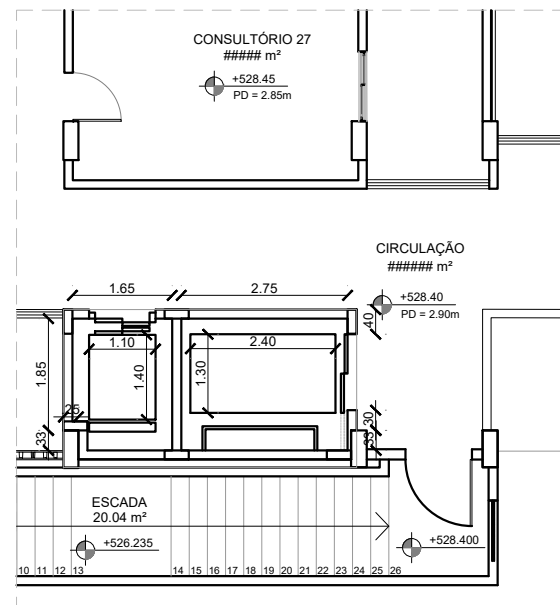

12 PLANTA BAIXA SUPERIOR FINAL BP
ESCALA 1/100

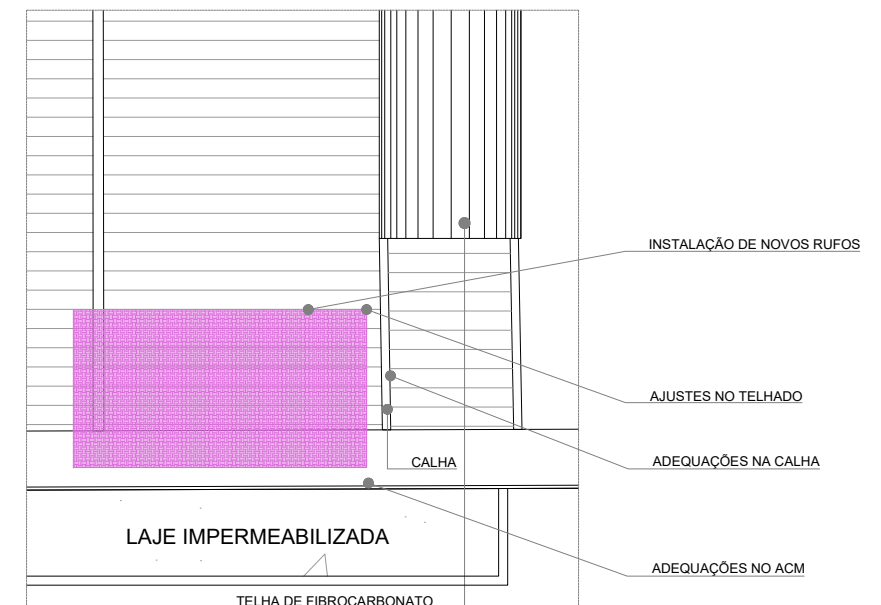

13 PLANTA DE COBERTA
ESCALA 1/100

PROJETO

Projeto de instalação dos novos elevadores do CAESE

ÁREA TOTAL: 26,1m²

PROJETISTA

Livia Maria Rodrigues Brandão
Técnica de Edificações - SIF

SOLICITANTE

Petrônio Paulo de Souza Neto
Engenheiro Mecânico

APROVAÇÃO

Marllon Larry Oliveira Santos
Chefe do SIF
Petrônio Paulo de Souza Neto
Engenheiro Mecânico

DATA

AGO/2026

VERSÃO

03

PRANCHA

02/02